


案内図 S=1:3000

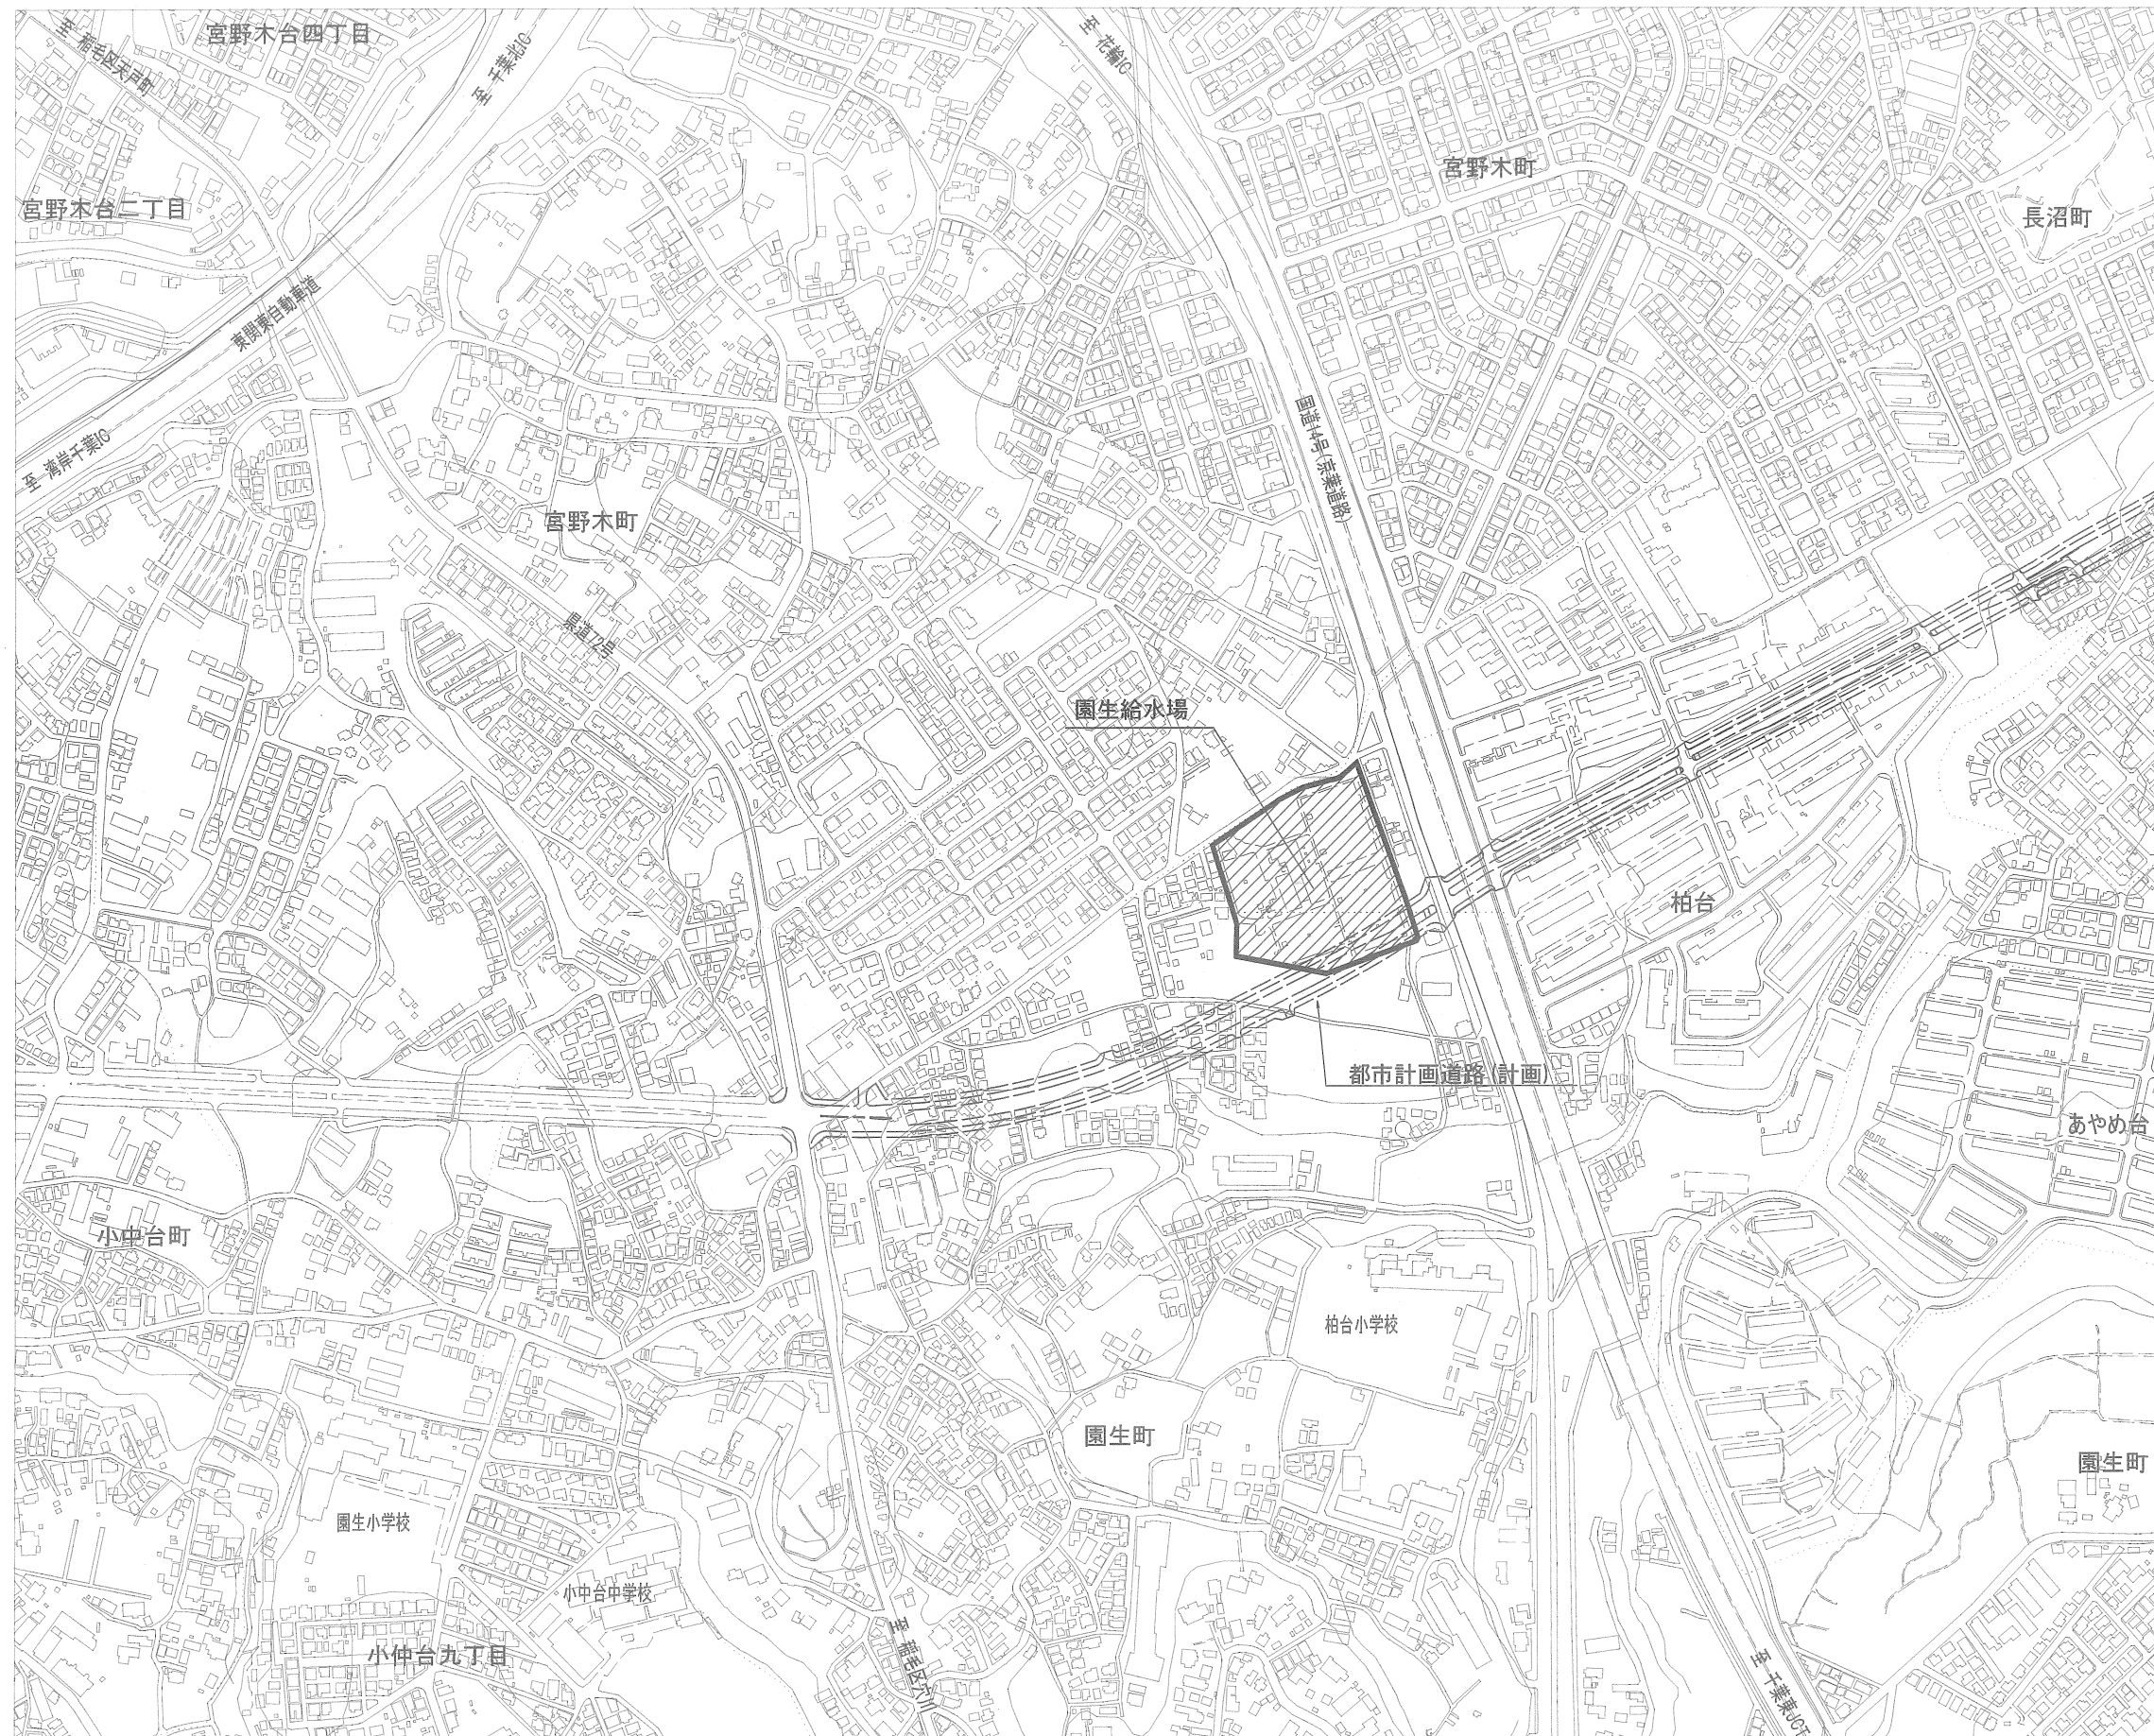


目 次

37葉中 1	案内図
37葉中 2	平面図
37葉中 3	断面図
37葉中 4	撤去平面図
37葉中 5	撤去断面図
37葉中 6	撤去管群細図
37葉中 7	排水人孔詳細図
37葉中 8	4号配水池撤去土工図
37葉中 9	4号配水池撤去土工手順図(1) (参考図)
37葉中10	4号配水池撤去土工手順図(2) (参考図)
37葉中11	4号配水池撤去土工手順図(3) (参考図)
37葉中12	4号配水池撤去土工手順図(4) (参考図)
37葉中13	4号配水池撤去構造図(1)
37葉中14	4号配水池撤去構造図(2)
37葉中15	4号配水池撤去構造図(3)
37葉中16	4号配水池撤去構造図(4)
37葉中17	操作室・換気筒建具撤去図
37葉中18	不陸整正平面図
37葉中19	不陸整正断面図
37葉中20	杭撤去平面図
37葉中21	杭撤去断面図
37葉中22	撤去整地平面図
37葉中23	施工ステップ図(1) (参考図)
37葉中24	施工ステップ図(2) (参考図)
37葉中25	施工ステップ図(3) (参考図)
37葉中26	施工ステップ図(4) (参考図)
37葉中27	施工ステップ図(5) (参考図)
37葉中28	施工ステップ図(6) (参考図)
37葉中29	施工ステップ図(7) (参考図)
37葉中30	仮設計画図(1) (参考図)
37葉中31	仮設仮設図(2) (参考図)
37葉中32	仮設計画図(3) (参考図)
37葉中33	仮設計画図(4) (参考図)
37葉中34	仮設計画図(5) (参考図)
37葉中35	仮設計画図(6) (参考図)
37葉中36	仮設計画図(7) (参考図)
37葉中37	場内仮置場詳細図(参考図)

工 名	都計道開連園生給水場4号配水池撤去工事									
称	案内図									
図 名	3 7 葉 中 1				縮 尺		1:3000			
面 数	完 成				年 月 日		工事番号		施改8・9第7号	
区 画	図 給 - 1				千葉県企業局					
記 号	整理番号				施工業者					
所 長	次 長		課 長		設 計		製 図			
所 長	次 長		課 長		監 督		製 図			

平面図 S=1:400
(既設4号配水池平面図)

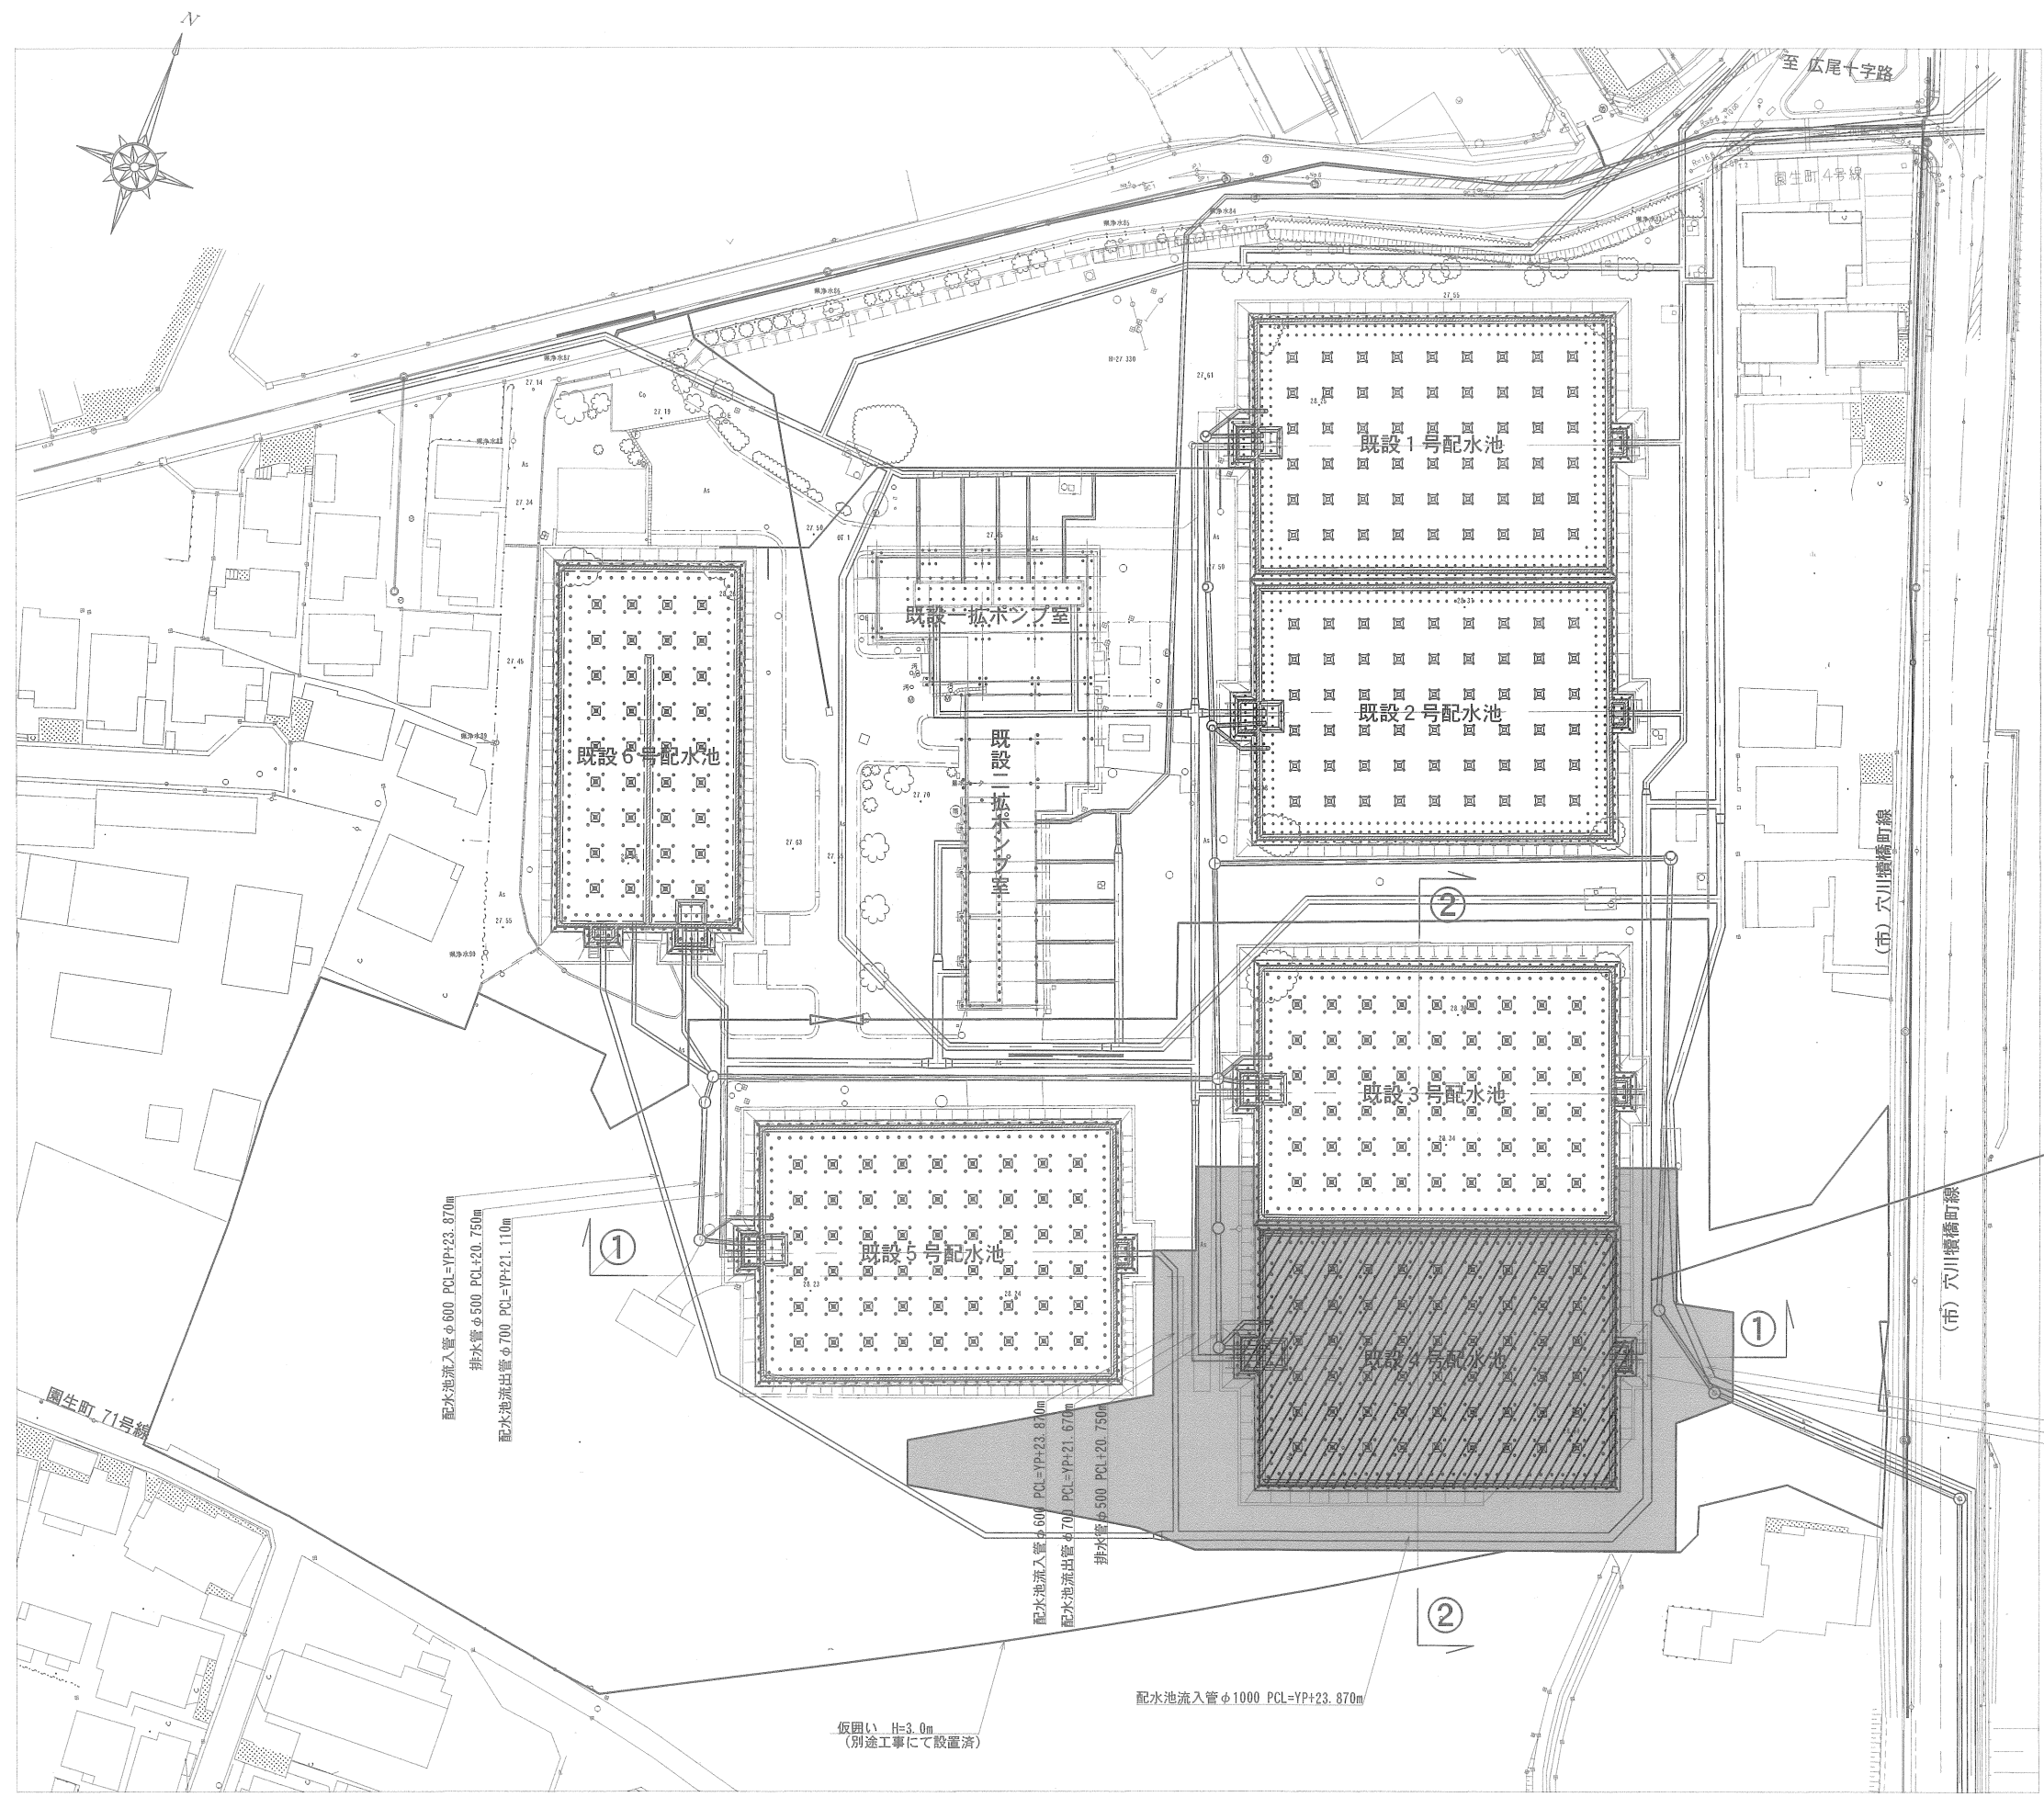

凡 例


- 工事範囲 (土工範囲を含む)
- 撤去対象範囲 (既設4号配水池)
- 仮囲い (別途工事にて設置済)

工事箇所


工 事 名		都計道関連園生給水場4号配水池撤去工事			
図 面 名		平面図			
図 枚 数		3 7 葉 中 2	縮 尺		1 : 400
完 成		年 月 日	工事番号		施改8・9第7号
区 画 記 号		園給 - 1	千葉県企業局		
整理番号			施工業者		
所 長	次 長	課 長		設 計	製 図
所 長	次 長	課 長		監 督	製 図

断面図 S = 1 : 250
(既設4号配水池断面図)

①-① 断面図

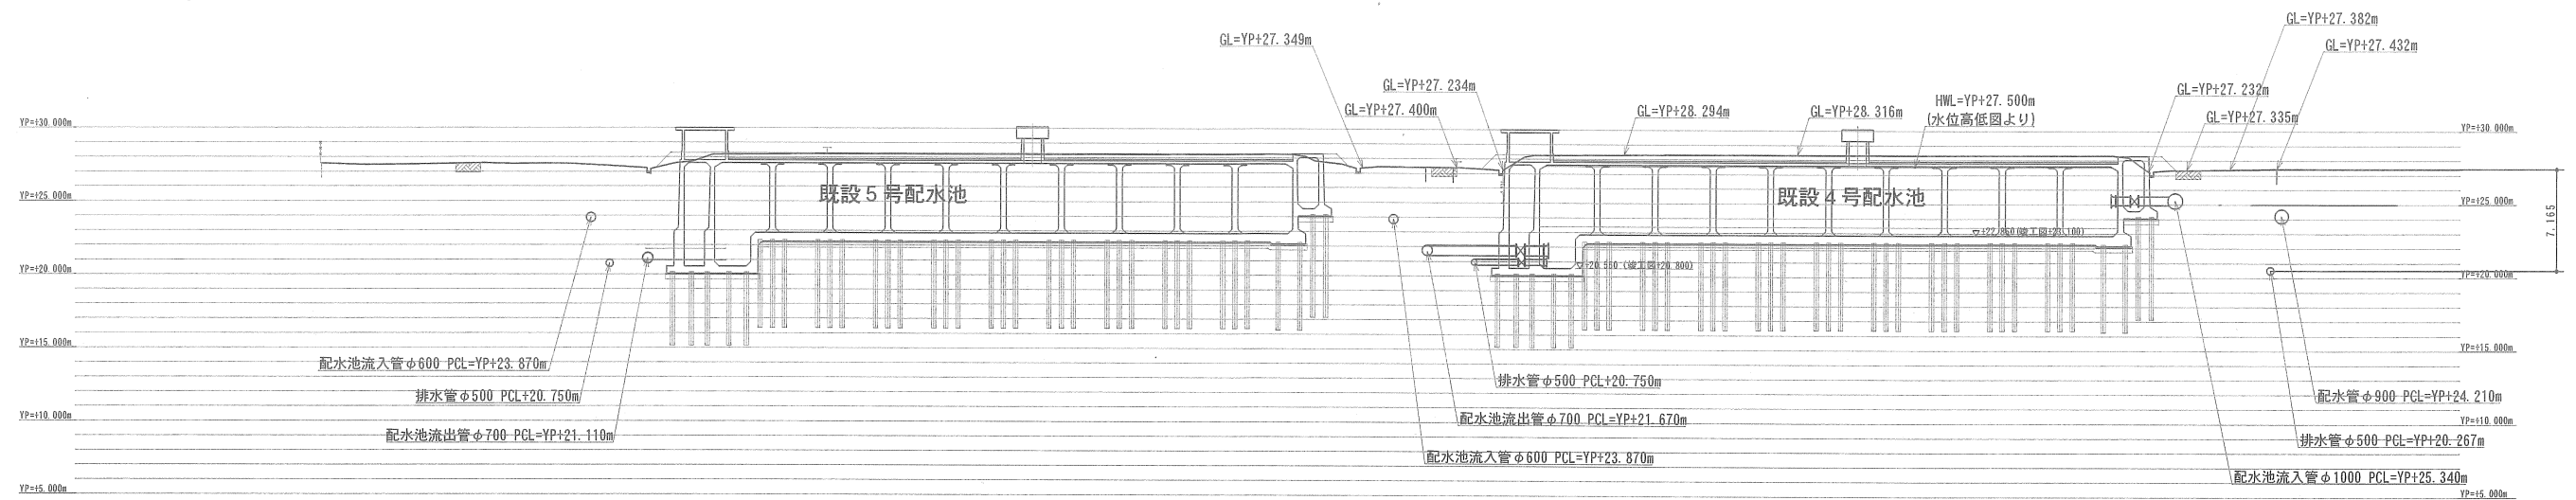

②-② 断面図

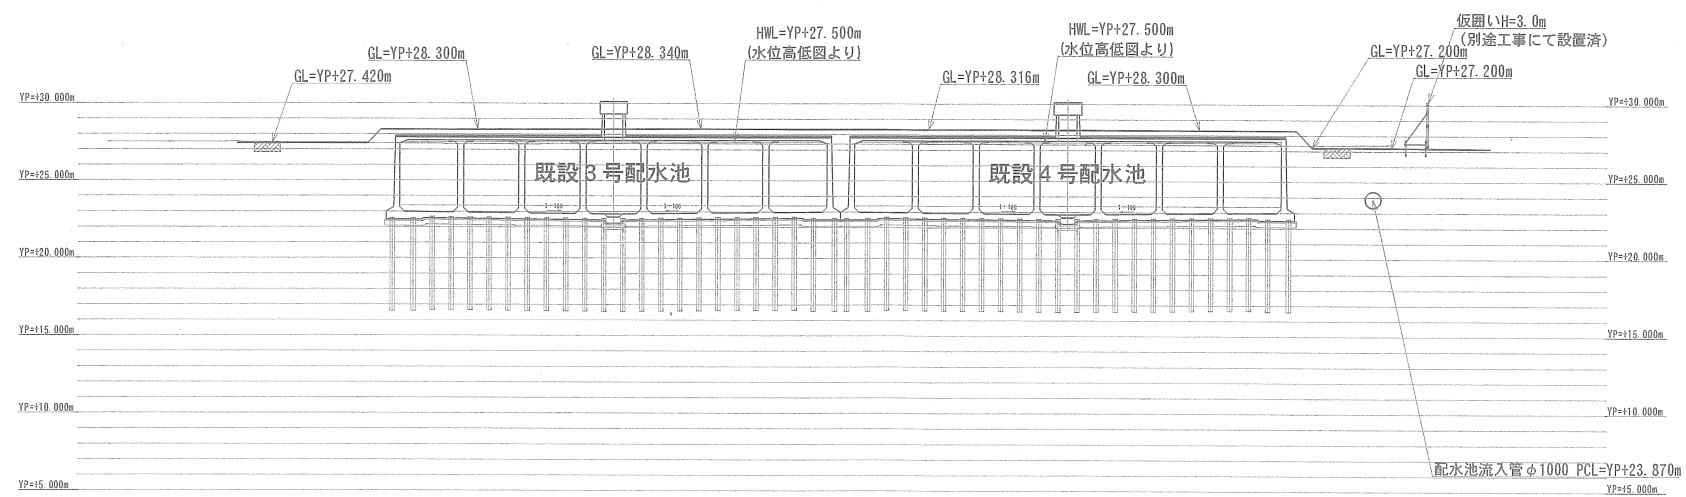

工 事 名 称	都計道関連園生給水場4号配水池撤去工事			
図 面 名 称	断面図			
図 面 枚 数	3 7 葉 中 3	縮 尺	1 : 250	
完 成	年 月 日	工事番号	施改8・9第7号	
区 画 記	園給 - 1	千葉県企業局		
整理番号		施工業者		
所 長	次 長	課 長	設 計	製 図
所 長	次 長	課 長	監 督	製 図

撤去平面図 S=1:400

凡 例

- 仮囲い
(別途工事にて設置済)
- 撤去範囲

構造物とリこわし 鉄筋コンクリート V=1154.4m3
無筋コンクリート V=129.0m3
R C杭撤去(「杭撤去平面図」参照)


U字側溝 240×240 S=1:10
(撤去)

U字側溝240×240

場内舗装構成図 S=1:10


場内舗装面積図 S=1:Free

工 事 名 称		都計道関連園生給水場4号配水池撤去工事		
図 名		撤去平面図		
図 面 数		3 7 葉 中 4	縮 尺	図 示
完 成		年 月 日	工事番号	施改8・9第7号
区 画 記 号		園給-1	千葉県企業局	
整理番号			施 工 業 者	
所長	次長		課長	設計
				製図
所長	次長		課長	監督
				製図

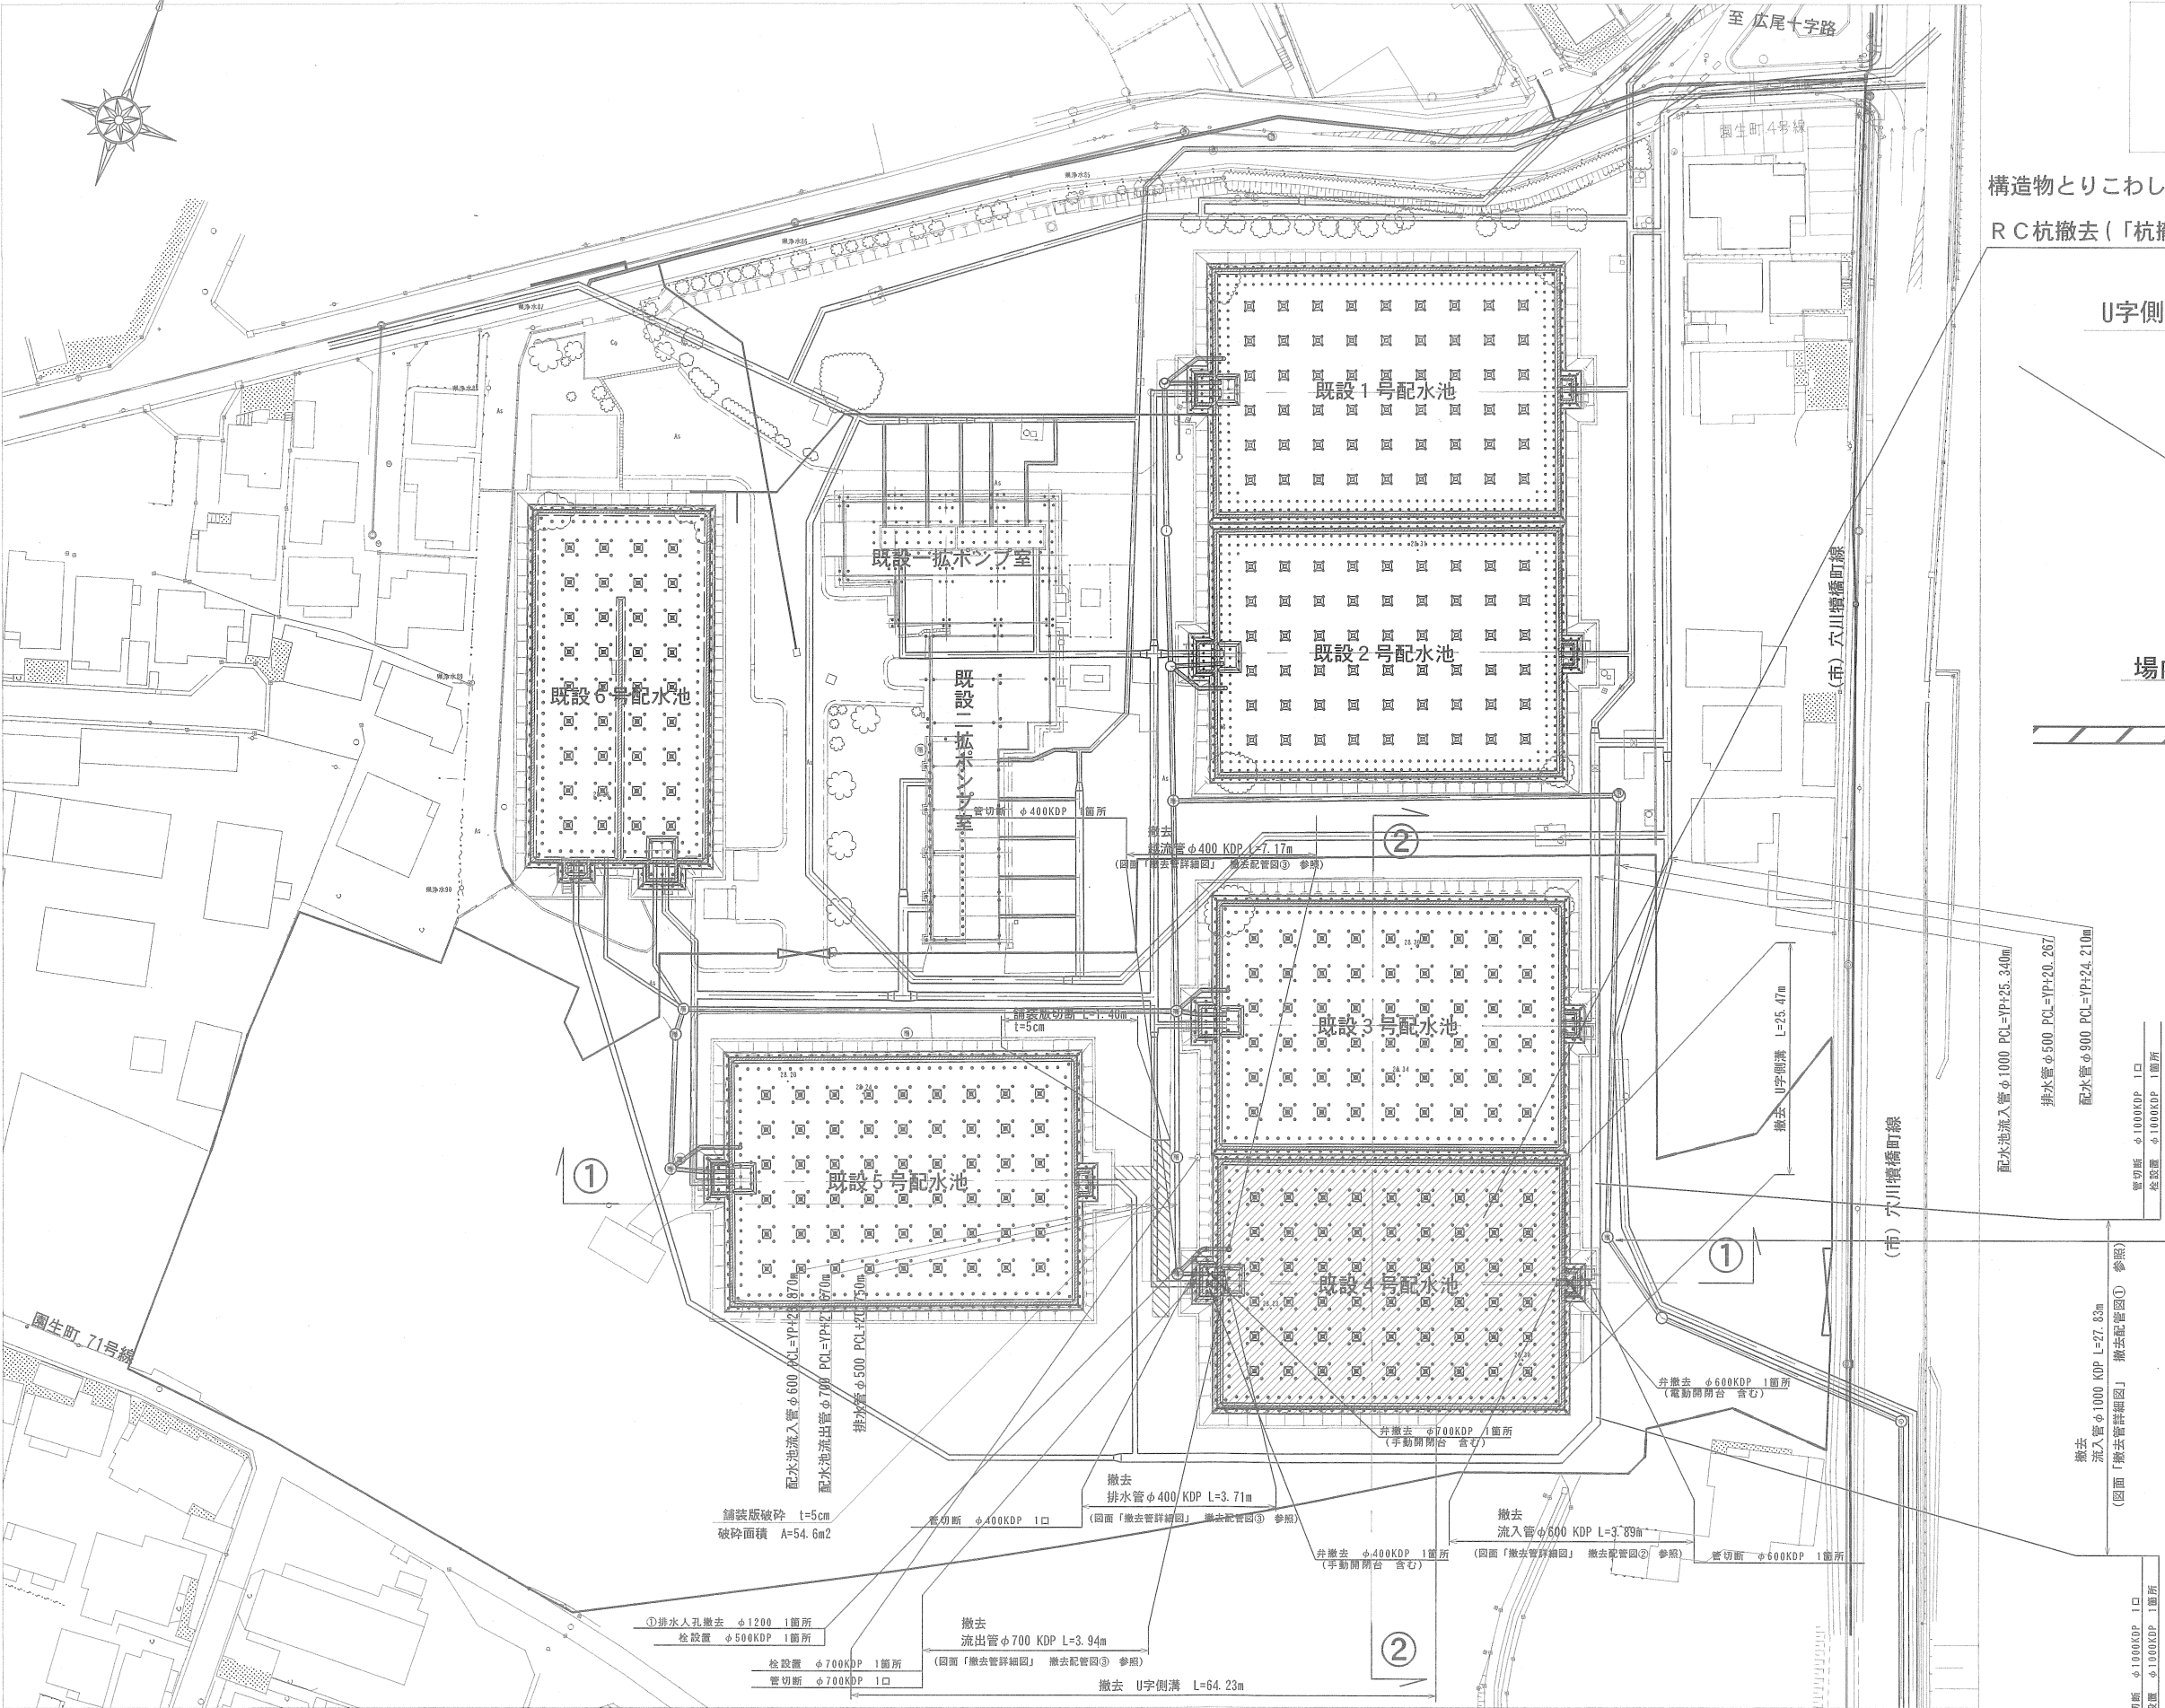


撤去断面図 S=1:250

①-① 断面図

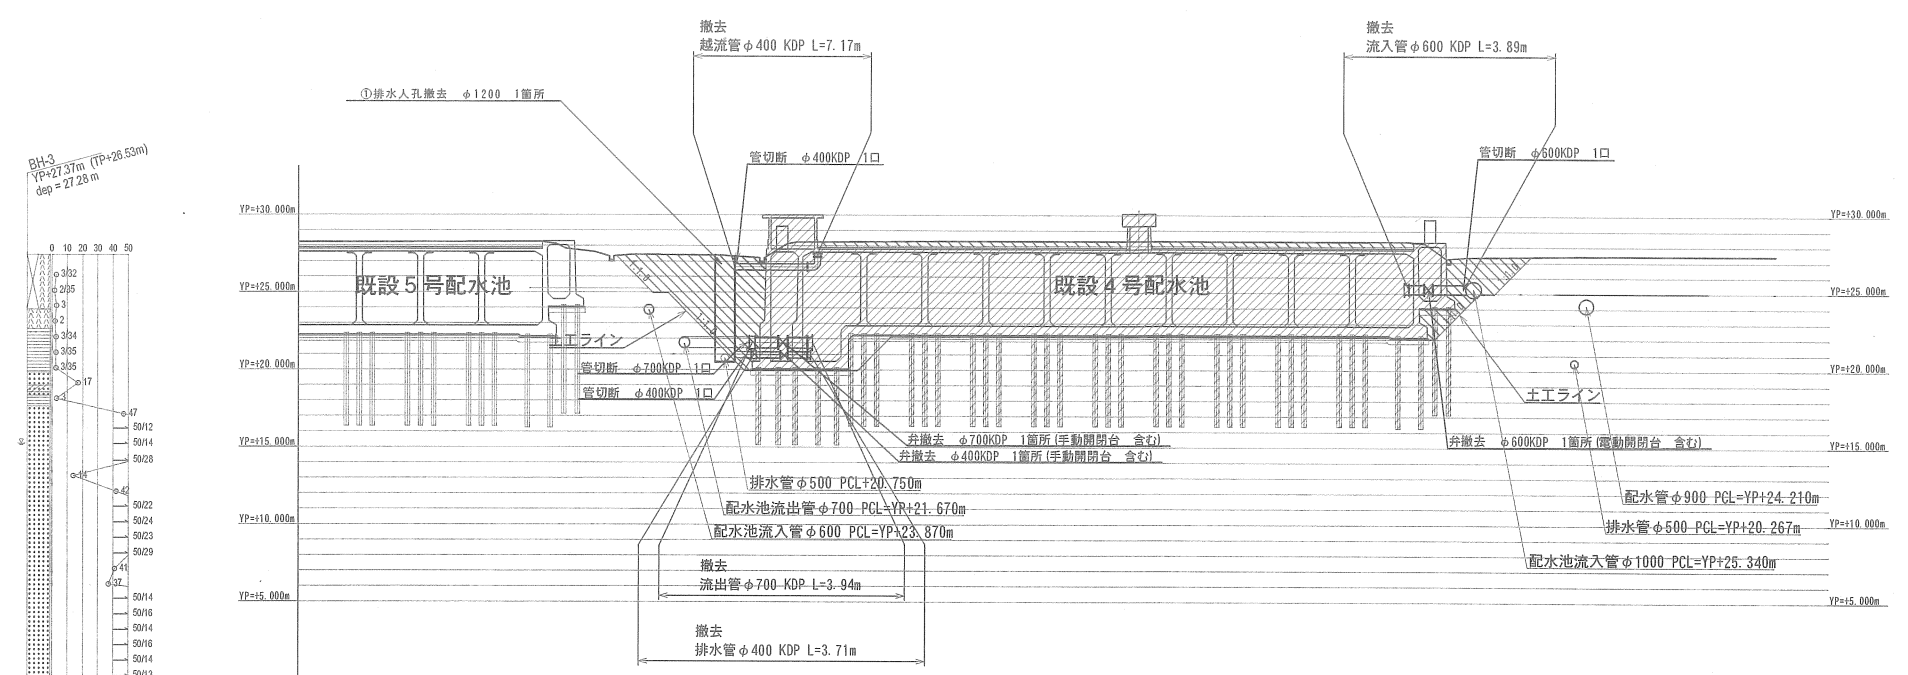

②-② 断面図

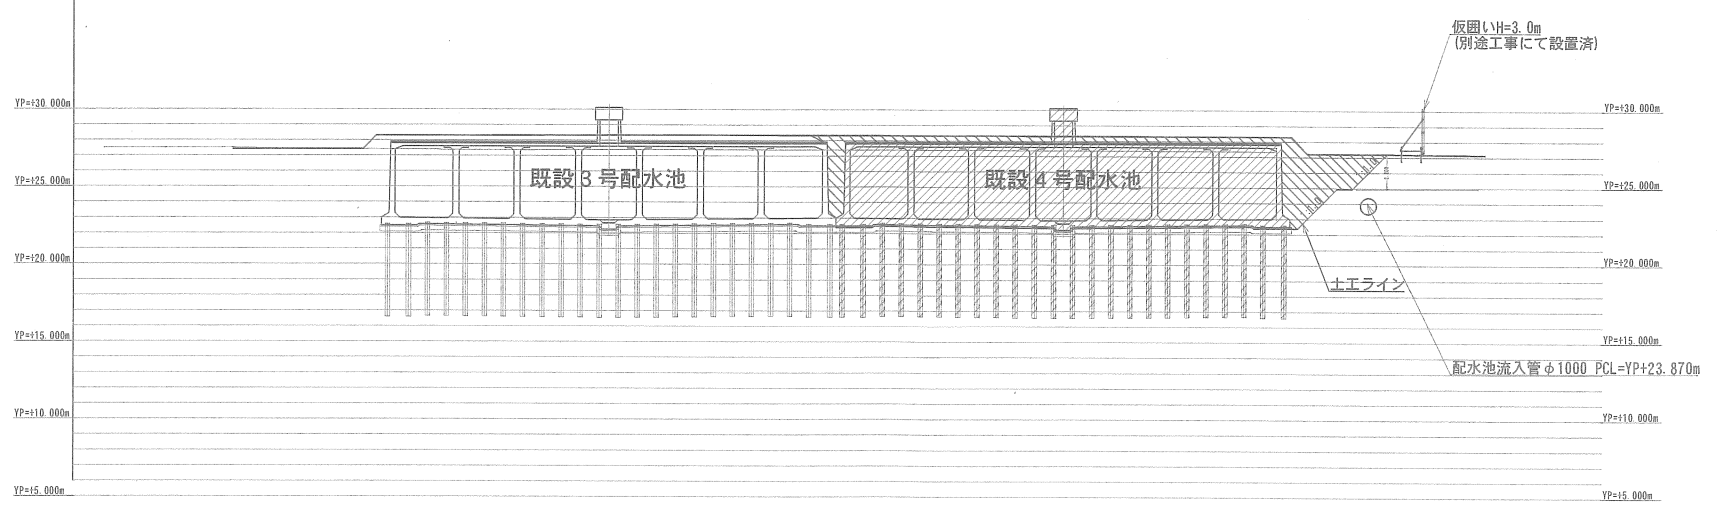

凡 例


- 撤去範囲
- 掘削範囲

工 名	事 称	都計道関連園生給水場4号配水池撤去工事						
図 名	面 称	撤去断面図						
図 枚	面 数	37葉中 5		縮 尺		1:250		
完 成		年 月 日		工事番号		施改8・9第7号		
区 画 記 号		園給-1		千葉県企業局				
整理番号				施工業者				
所 長		次 長		課 長		設 計		製 図
所 長		次 長		課 長		監 督		製 図

撤去管詳細図

S=1:400


撤去配管図① S=1:Free

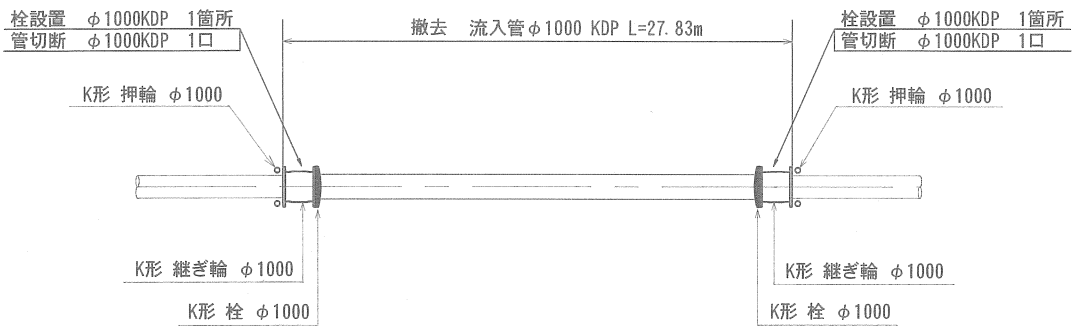

材料表

名 称	形状・寸法	数 量 撤去時	単位
流入管栓設置工 φ1000 KDP			
K形 継ぎ輪	φ1000	2	本
K形用ゴム輪	φ1000	4	本
T頭ボルトナット	M30-130	~80	本
押輪	φ1000	2	本
K形 栓	φ1000	2	本


撤去管配管図③ S=1:Free

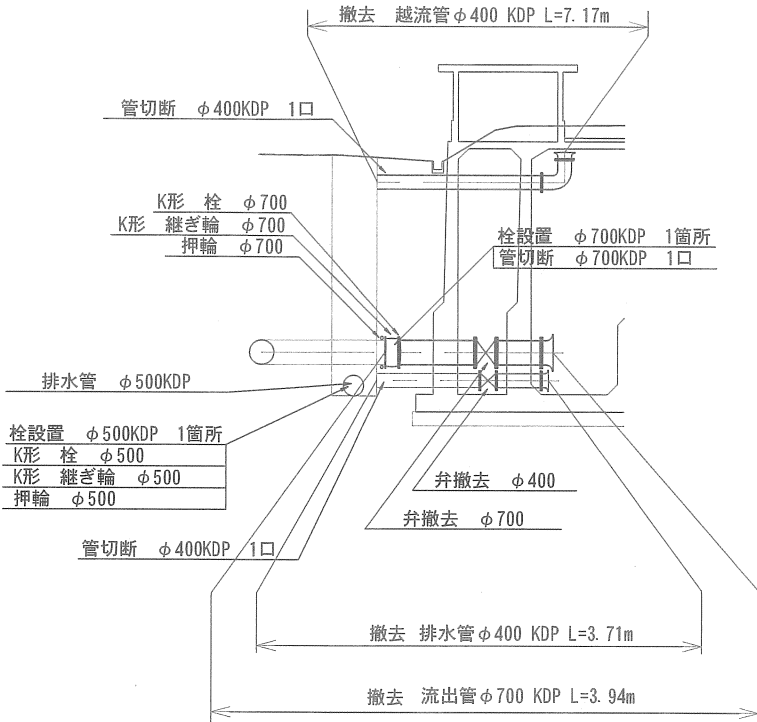

材料表

名 称	形状・寸法	数 量 撤去時	単位
流出管栓設置工 φ700 KDP			
K形 継ぎ輪	φ700	1	本
K形用ゴム輪	φ700	2	本
T頭ボルトナット	M24-120	32	本
押輪	φ700	1	本
K形 栓	φ700	1	本
排水管栓設置工 φ500 KDP			
K形 継ぎ輪	φ500	1	本
K形用ゴム輪	φ500	2	本
T頭ボルトナット	M20-110	28	本
押輪	φ500	1	本
K形 栓	φ500	1	本

撤去管配管図② S=1:Free

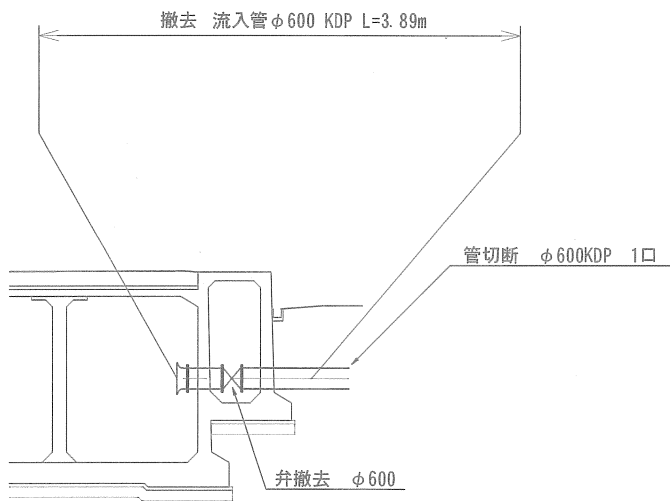


数量総括表

名 称	算 式	単位	数 量
铸铁管撤去 φ400	7.17+3.71	m	10.88
铸铁管撤去 φ600	3.89	m	3.89
铸铁管撤去 φ700	3.94	m	3.94
铸铁管撤去 φ1000	27.83	m	27.83
弁撤去 φ400	1	基	1
弁撤去 φ600	1	基	1
弁撤去 φ700	1	基	1
铸铁管切断 φ400	2	口	2
铸铁管切断 φ600	1	口	1
铸铁管切断 φ700	1	口	1
铸铁管切断 φ1000	1+1+ (27.83/ (1本L=6.0))	口	7
栓設置 φ500	1	箇所	1
栓設置 φ700	1	箇所	1
栓設置 φ1000	1+1	箇所	2


工 事 名 称	都計道関連園生給水場4号配水池撤去工事				
図 面 名 称	撤去管詳細図				
図 面 枚 数	37葉中 6	縮 尺	図示		
完 成	年 月 日	工事番号	施改8・9第7号		
区 画 記 号	園給-1	千葉県企業局			
整理番号			施工業者		
所長		次長		課長	
				設計	
				製図	
所長		次長		課長	
				監督	
				製図	

排水人孔詳細図 S=1:40

排水人孔① φ1200
(撤去)

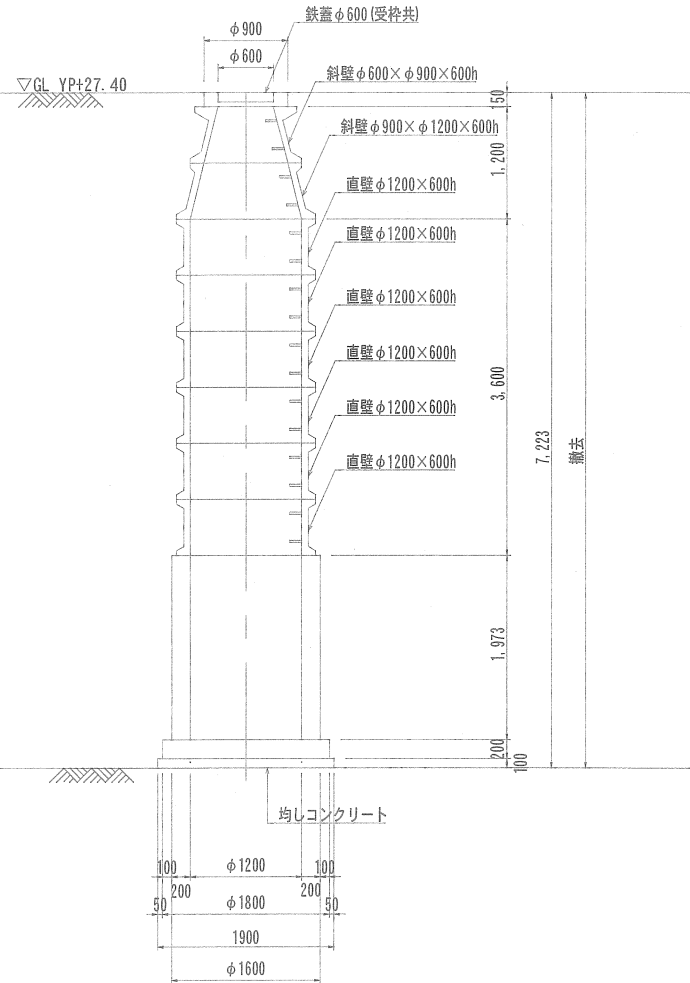

排水人孔② φ1200
(撤去・再設置)

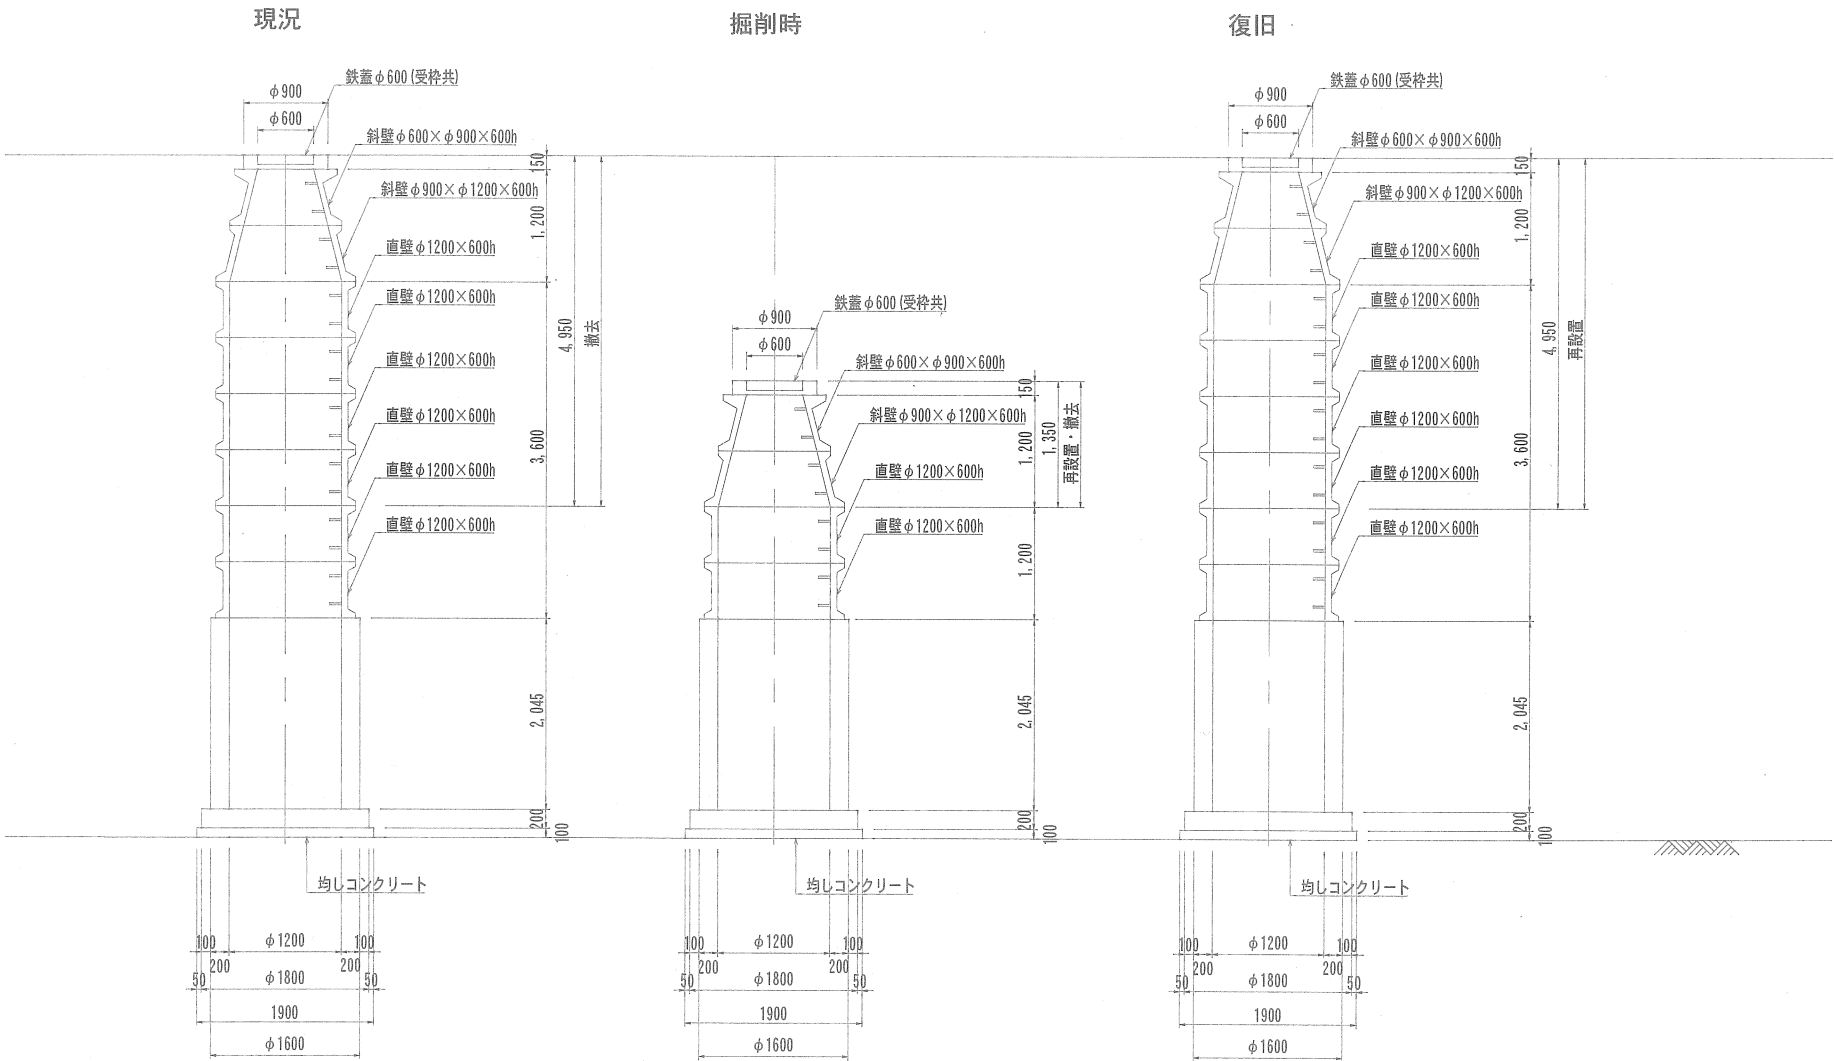


工 事 名 称	都計道関連園生給水場4号配水池撤去工事				
図 名	排水人孔詳細図				
面 数	37 葉 中 7	縮 尺	1:40		
完 成	年 月 日	工事番号	施改8・9第7号		
区 画 記 号	園給－1	千葉県企業局			
整理番号			施工業者		
所 長	次 長		課 長	設 計	製 図
所 長	次 長		課 長	監 督	製 図


4号配水池撤去土工図

S=1:150

平面図
GL～底面 (ピット含む)

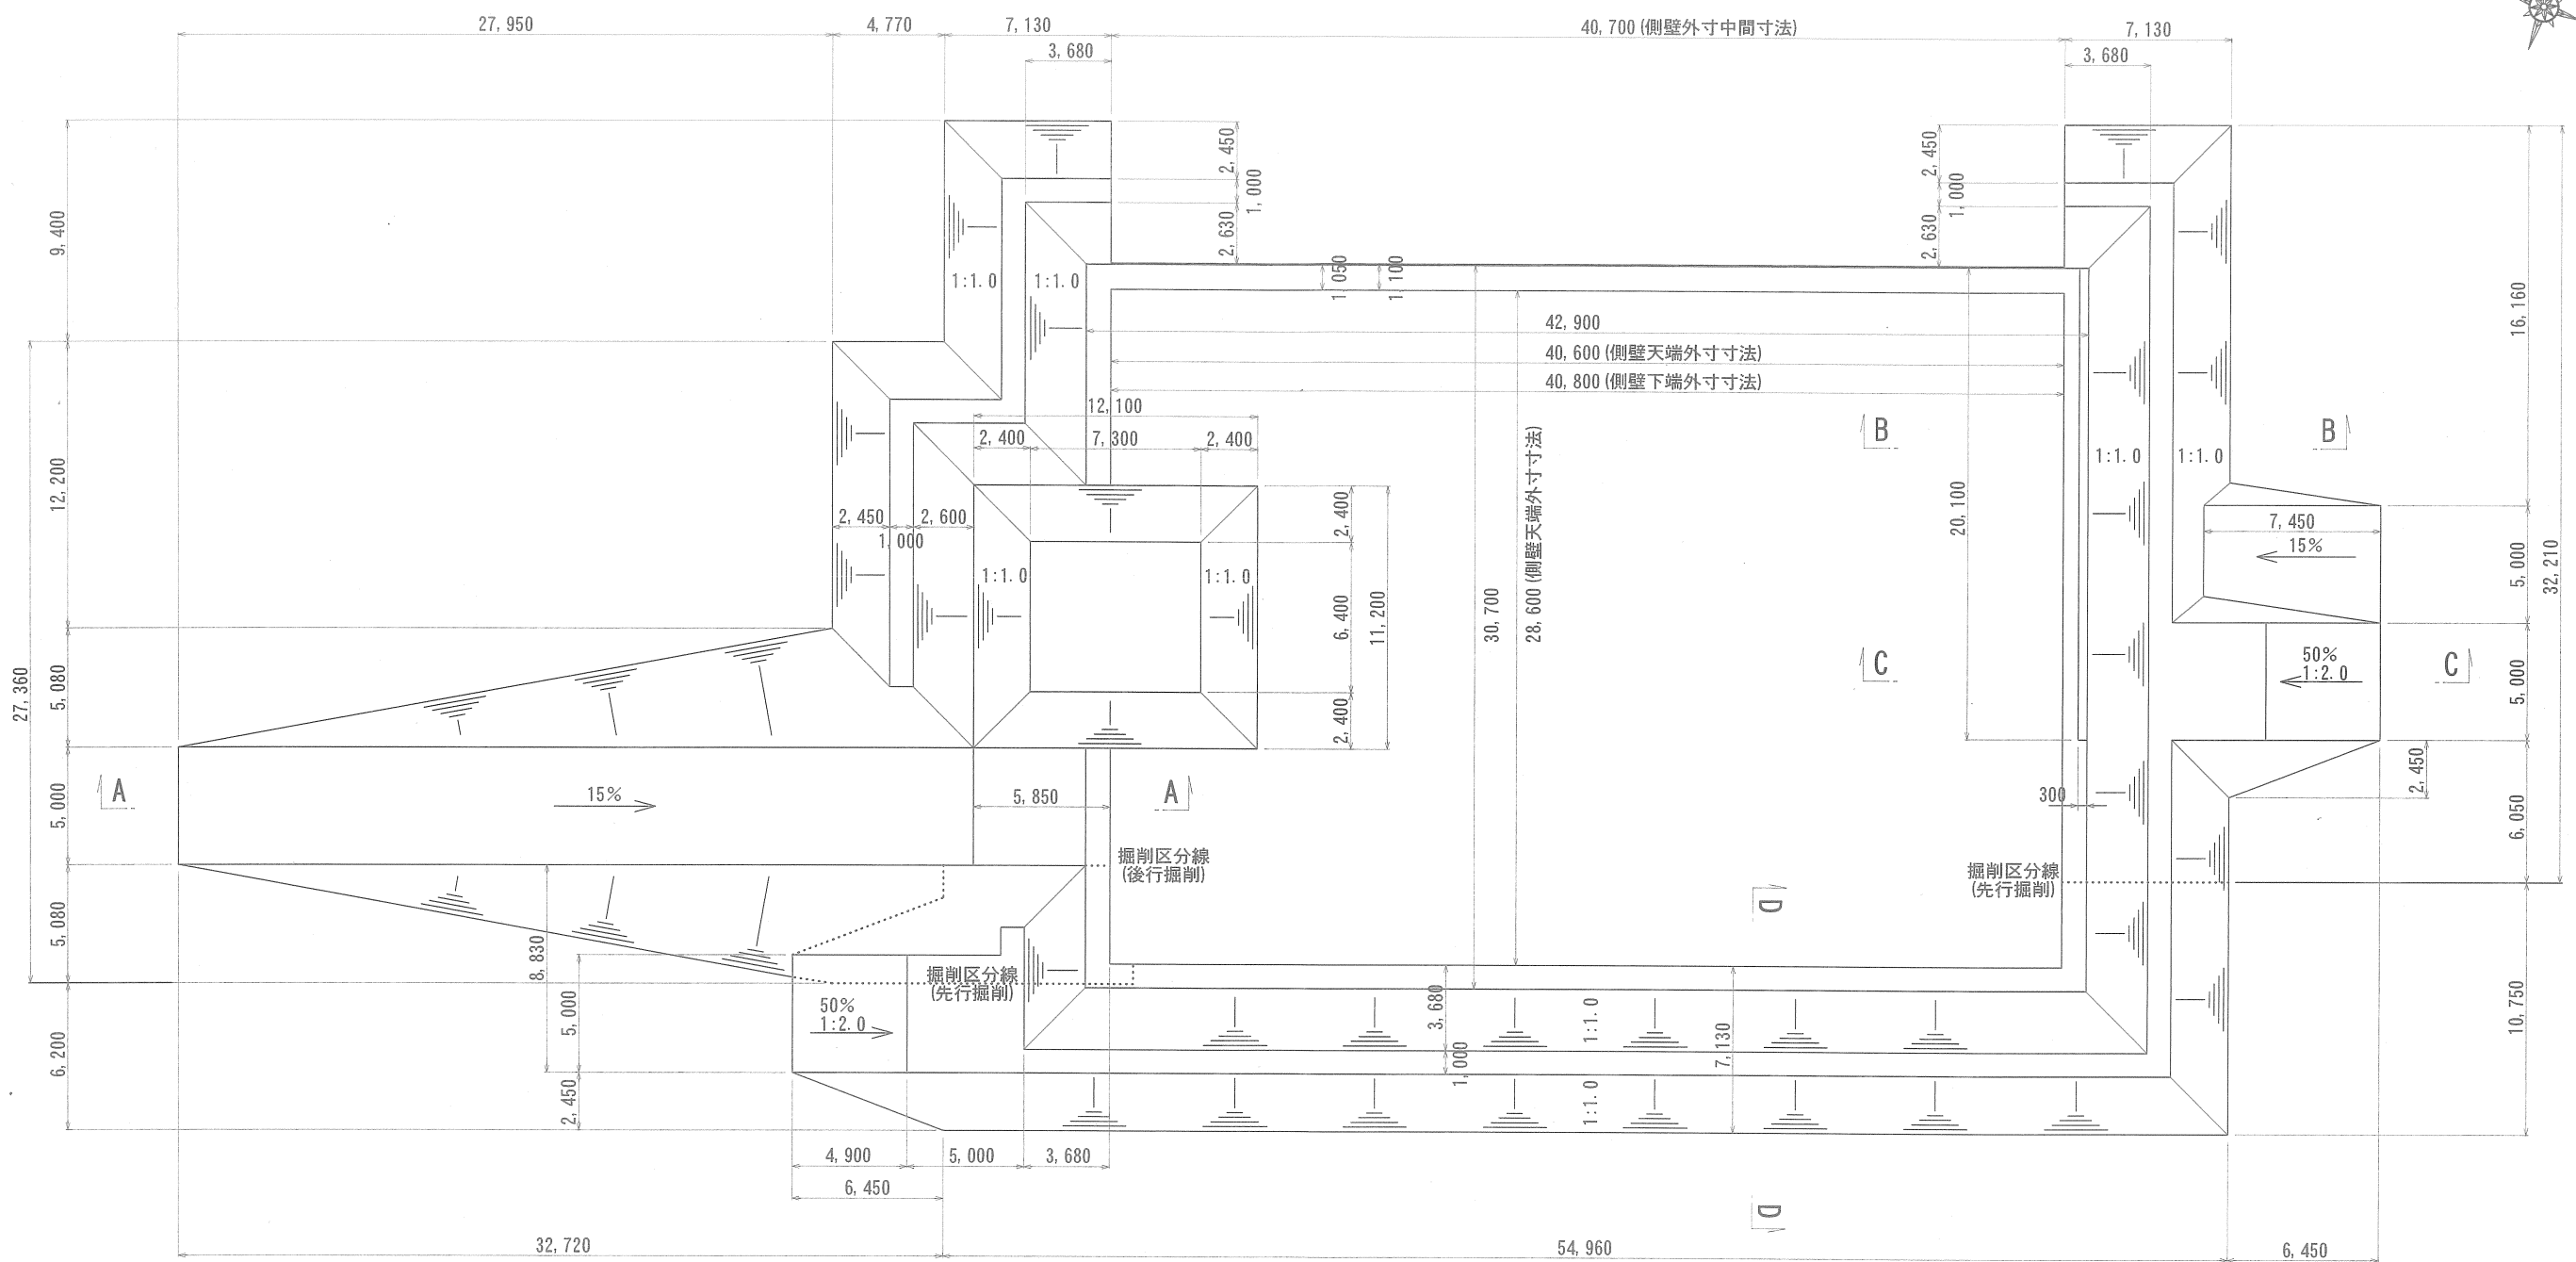

断面図

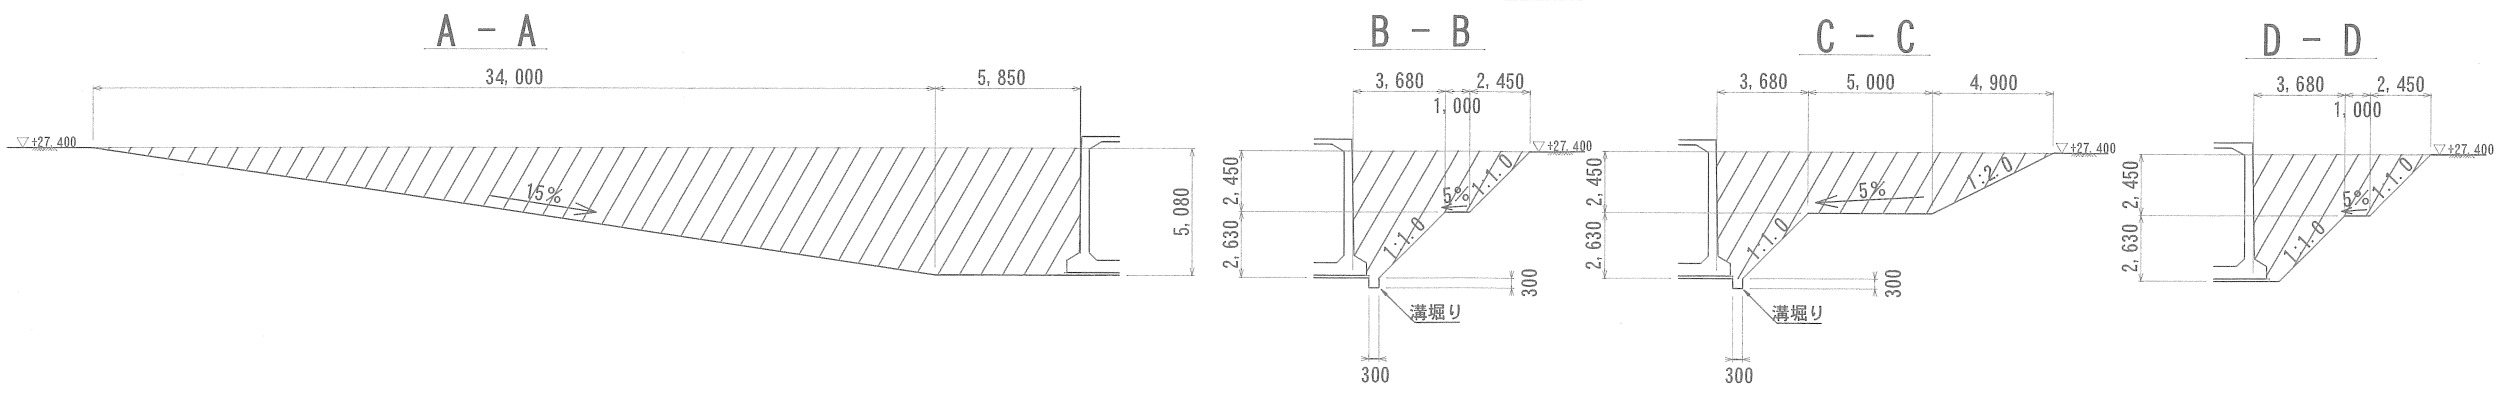

※配水池躯体撤去後の底盤には3%程度の排水勾配を設ける





※施工手順は、図面「4号配水池撤去
土工手順(1)～(4)」参照

工 事 名 称	都計道関連園生給水場4号配水池撤去工事				
図 面 名 称	4号配水池撤去土工図				
図 面 枚 数	37葉中 8		縮 尺		1:150
完 成	年 月 日		工事番号		施改8.9第7号
区 画 記 号	園給－1		千葉県企業局		
整理番号			施工業者		
所 長	次 長		課 長	設 計	製 図
所 長	次 長		課 長	監 督	製 図




4号配水池撤去土工手順図（1）（参考図）



手順① 覆土掘削

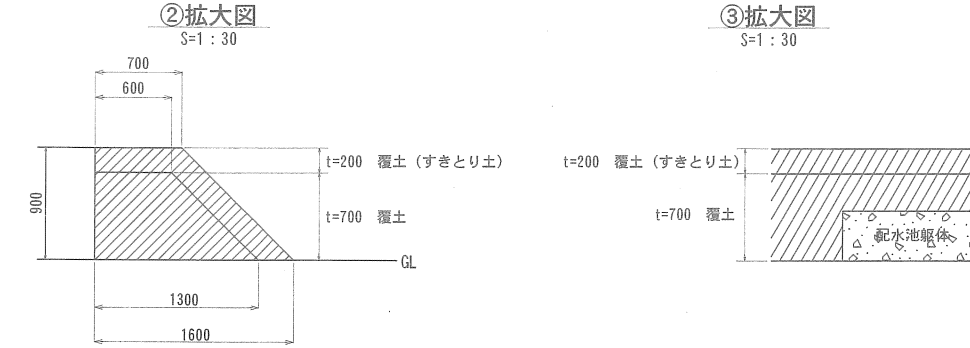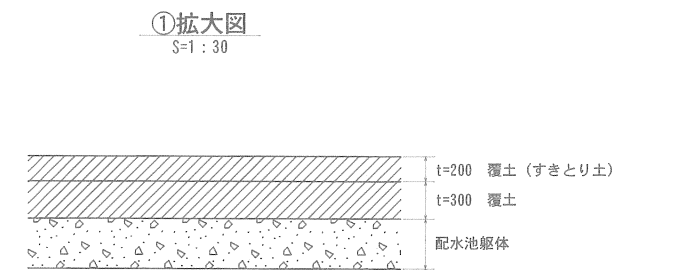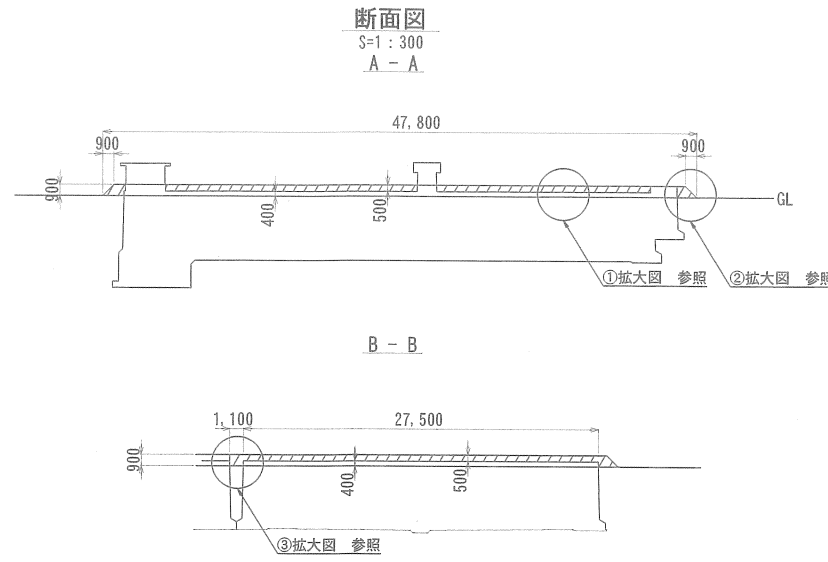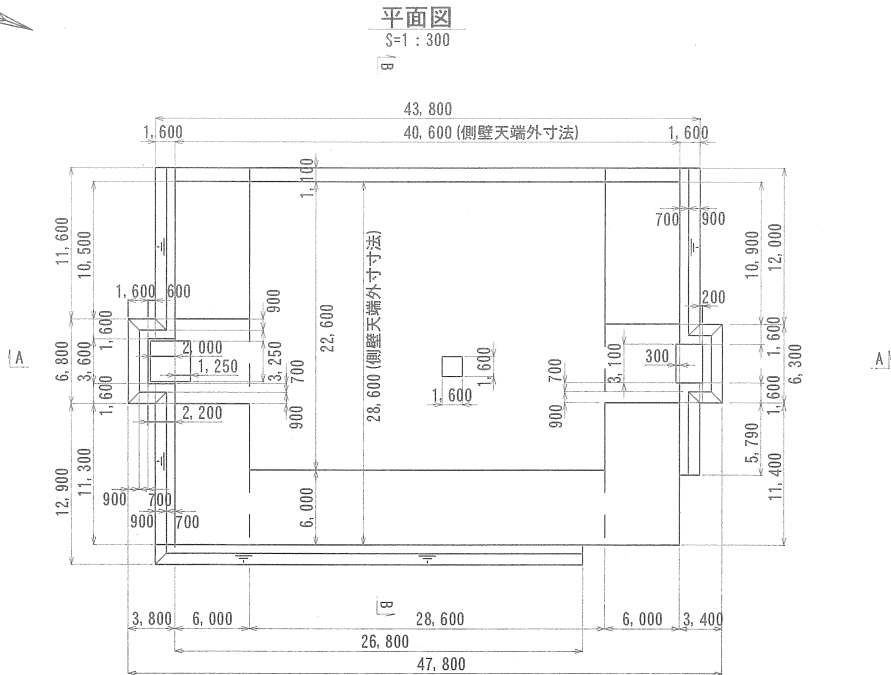

手順② 先行掘削 (GL～小段)

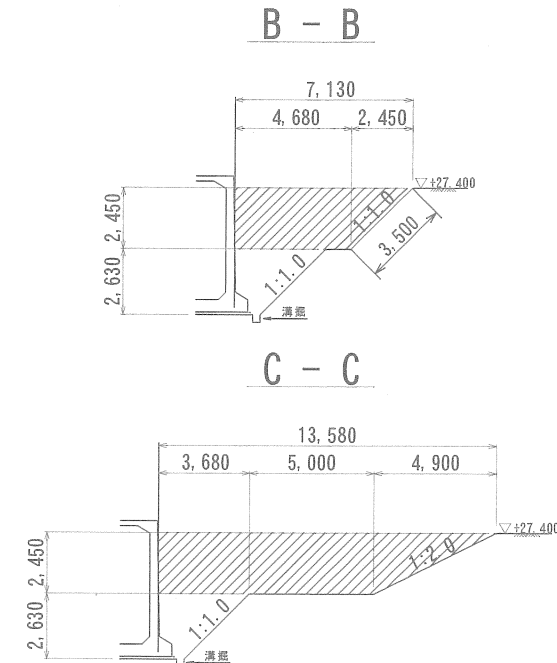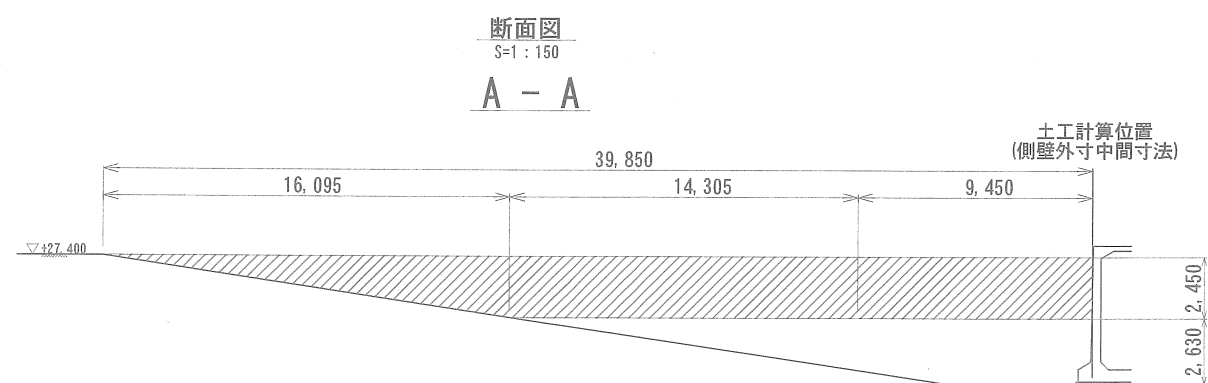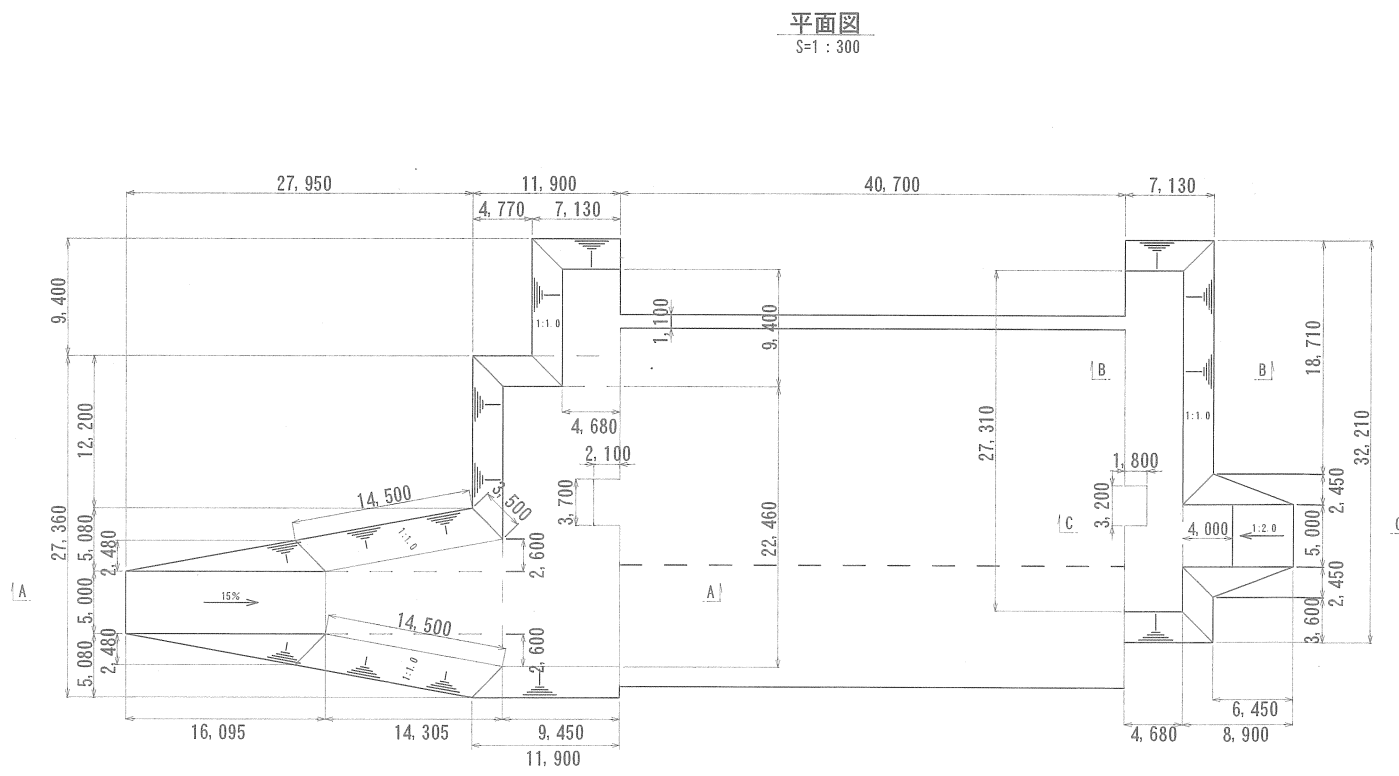

工 事 名 称		都計道関連園生給水場4号配水池撤去工事					
図 面 名 称		4号配水池撤去土工手順図(1) (参考図)					
図 面 枚 数		3 7 葉 中 9		縮 尺		図 示	
完 成		年 月 日		工事番号		施改8・9第7号	
区 画 記 号		園給-1		千葉県企業局			
整理番号				施 工 業 者			
所 長	次 長		課 長		設 計		製 図
所 長	次 長		課 長		監 督		製 図

平面图

S=1:300

The floor plan shows a building complex with the following dimensions and features:

- Overall Dimensions:**
 - Horizontal: 40,700 (total), 8,450 (left section), 3,680 (right section).
 - Vertical: 25,510 (total), 9,400 (top section), 21,430 (middle section), 2,600 (bottom section).
- Internal Dimensions and Features:**
 - Top section: 4,770, 3,680, 1,050, 1,100, 11,800, 9,450, 1,000, 1,050, 1:1.0.
 - Middle section: 14,305, 1,000, 2,450, 2,100, 3,700, 16,200, 7,900, 2,600, 5,850, 8,450.
 - Bottom section: 10,200, 11,230, 2,600, 5,000, 2,600, 1,000, 1,800, 1:1.0, 2,350, 3,200, 20,100, 19,550, 19,000.
- Section Markers:** A, B, C.

断面図
S=1:150

A - A

23,755
16,095
17,905
5,850
▽+27.400
2,630
2,450
控除面積①

B - B

8,450
5,850
2,100
3,700
▽+27.400
2,630
控除面積②

C - C

3,680
1,800
1,050
▽+27.400
900
2,630
控除面積③
溝堀 0.3m×0.3m=0.09m²
控除面積①

控除面積詳細図
S=1:50

控除面積①

50
300
500
100
550
650

控除面積②

50
300
500
350

平面图

S=1 : 100

12,100

7,300

5,600

5,400

4,400

4,000

5,000

5,200

6,400

11,200

2,800

3,300

3,000

6,500

断面図
S=1:100

③-1 埋戻し
③-2 掘削

2,400
1,800
500
300
2,800
3,300
3,000
6,500
7,300
12,100

 : 掘削範囲
 : 埋戻範囲

詳細図

S=1:100

1-1

3,300 3,000

2,800 2,500

1,400

5,600 5,400 4,400 3,000

1,900 2,400

3,000 4,000 5,000

3,500 3,000

工 名	事 称	都計道開通園生給水場4号配水池撤去工事					
図 名	面 称	4号配水池撤去土工手順図(2)(参考図)					
図 枚	面 数	37葉中10		縮 尺		図 示	
完 成	年 月 日	工事番号		施改8-9第7号			
区 画 記	画 号	圖給-1		千葉県企業局			
整理番号				施工業者			
所 長		次 長		課 長		設 計	
所 長		次 長		課 長		監 督	
						製 図	
						製 図	

[illegible]

The technical drawings show the following dimensions:

- Section A-A:** Total length 32,720. Right side segments: 2,450, 3,680, 1,000. Right side height: 2,450. Diagonal dimensions: 3,500, 3,700.
- Section B-B:** Top segments: 2,450, 2,630, 1,000. Right side height: 2,450. Bottom height: 2,630.
- Section C-C:** Top segments: 5,000, 5,080. Right side height: 5,080. Diagonal dimension: 7,200.
- Section D-D:** Total length 27,550. Right side segment: 6,450. Left side height: 2,630, 2,450. Right side height: 1,000. Bottom segments: 1,450, 1,000.

平面图


1:300

11,280
8,830
2,450
5,000
2,450
1,380
4,900
5,000
3,680
3,830
8,900
4,000
4,680
40,700
54,960
7,130
7,130
4,680
10,750
2,450
8,300
10,750
2,450
13,200
15%
1:1.0
A
B


工 名	事 称	都計道関連園生給水場4号配水池撤去工事									
図 名	面 称	4号配水池撤去土工手順図(3)(参考図)									
図 枚	面 数	37葉中11				縮 尺		図示			
完 成		年 月 日			工事番号			施改8-9第7号			
区 画 記	画 号	園給-1			千葉県企業局						
整理番号					施業者						
所長	次長			課長		設計		製図			
所長	次長			課長		監督		製図			

4号配水池撤去土工手順図（4）（参考図）


手順⑦ 後行掘削（小段～小段-1.0m）

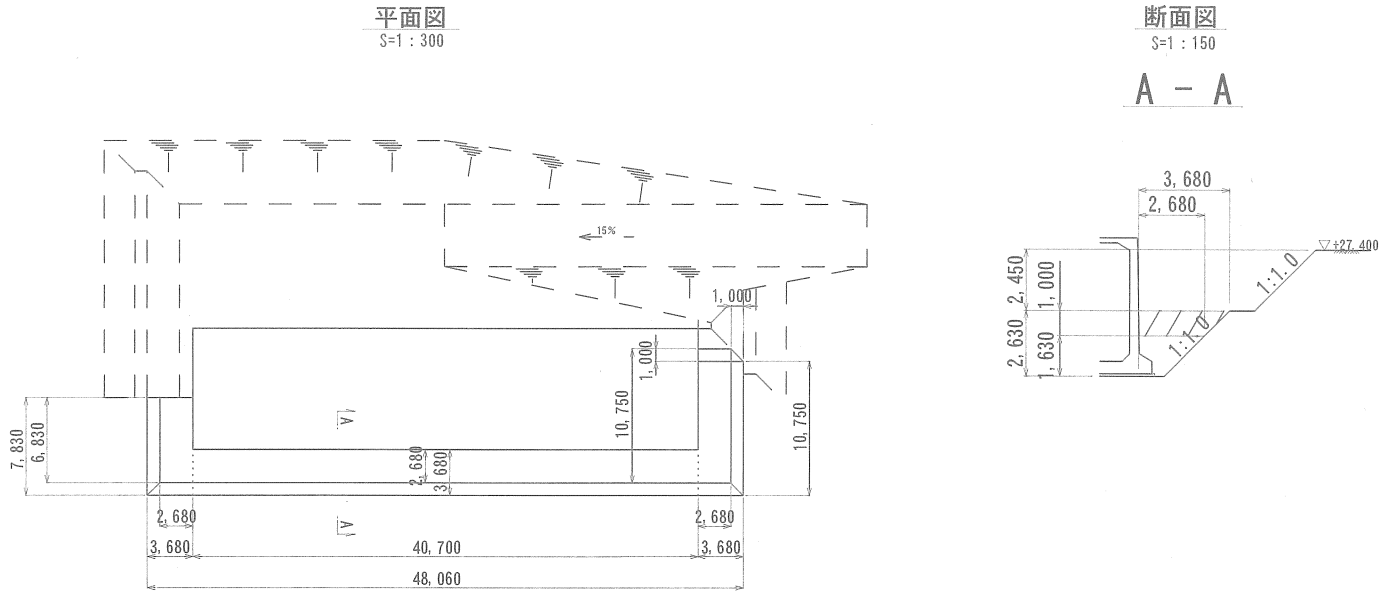

手順⑧ 後行掘削（小段-1.0m～底板）

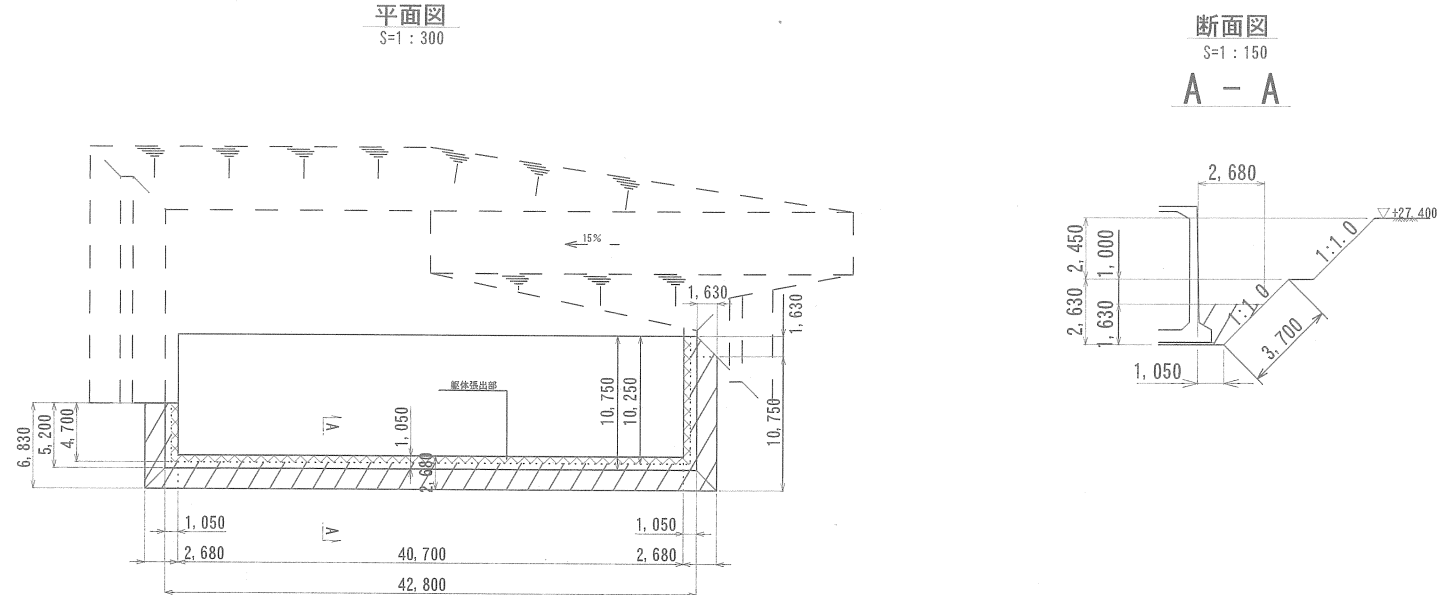

手順⑨ 後行埋戻し（GL～底板）

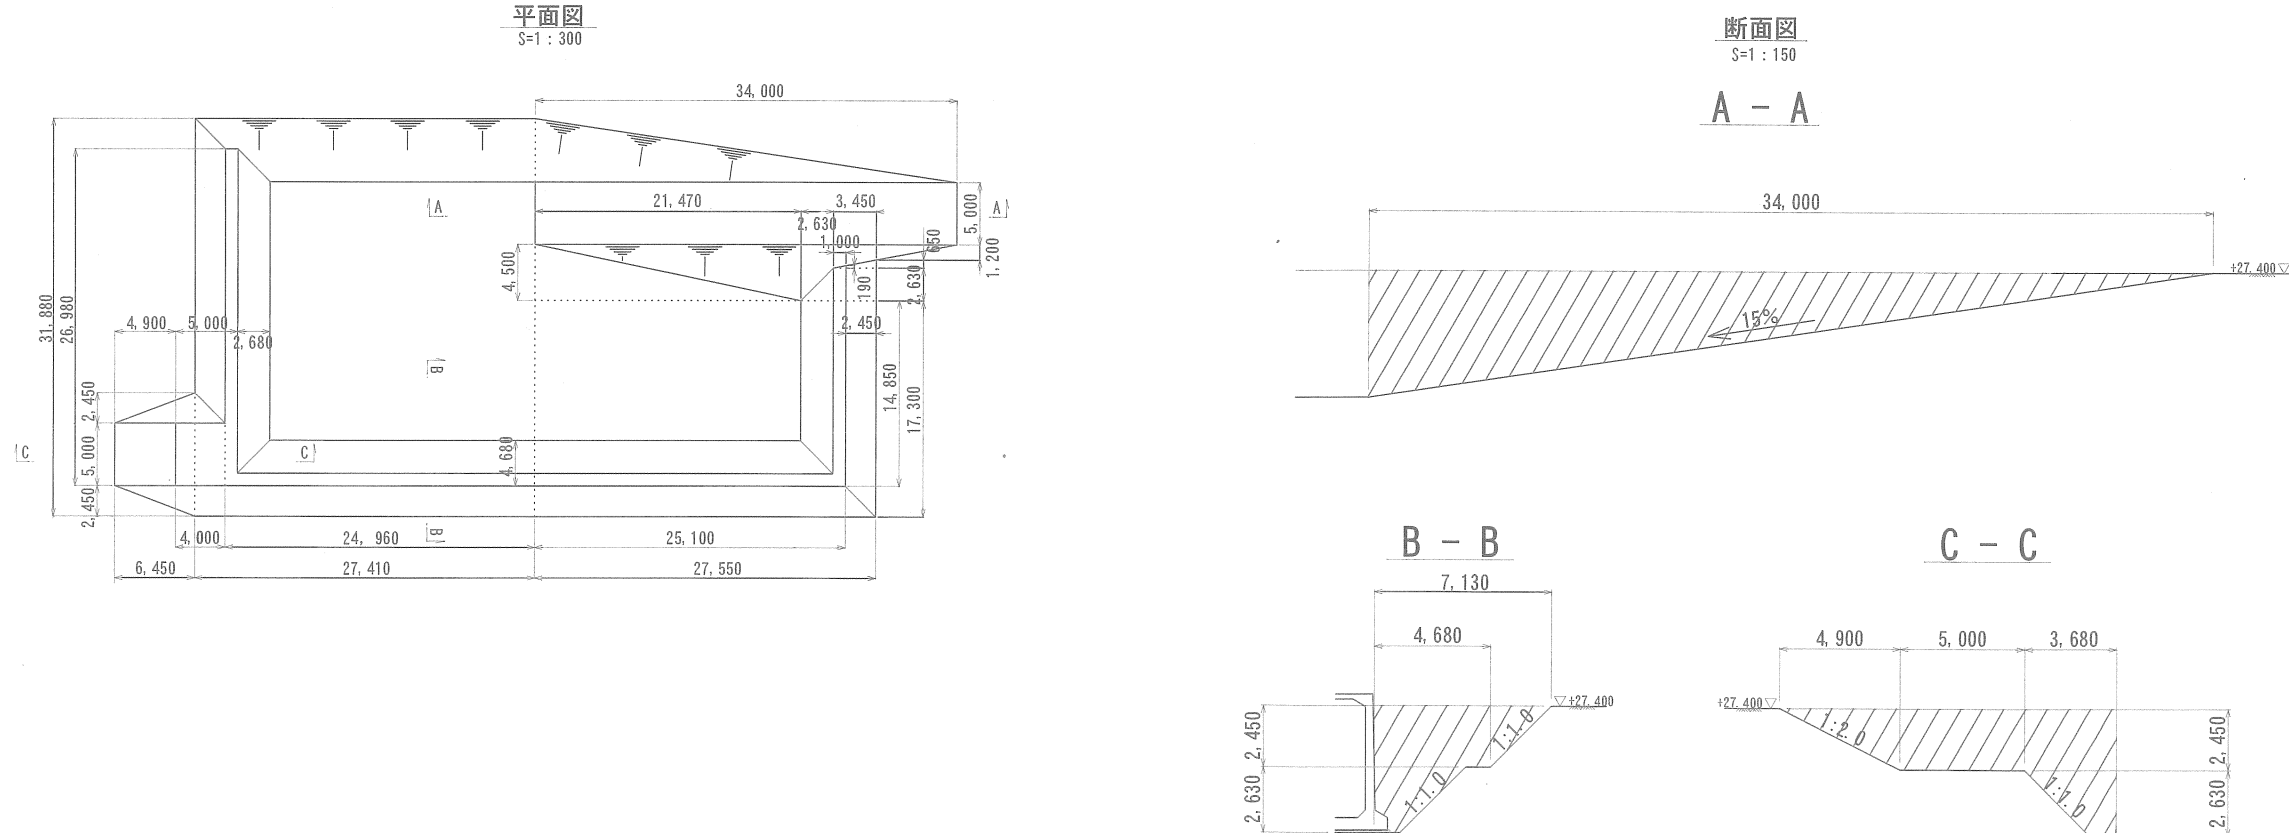

工 名	都計道関連園生給水場4号配水池撤去工事				
図 名	4号配水池撤去土工手順図(4)(参考図)				
図 面 枚 数	37葉中12	縮 尺		図示	
完 成	年 月 日		工事番号		施改8・9第7号
区 画 記 号	園給-1		千葉県企業局		
整理番号		施工業者			
所 長	次 長		課 長	設 計	製 図
所 長	次 長		課 長	監 督	製 図

$S = 1 : 150$


平面图



A - A 断面图






B - B 断面图

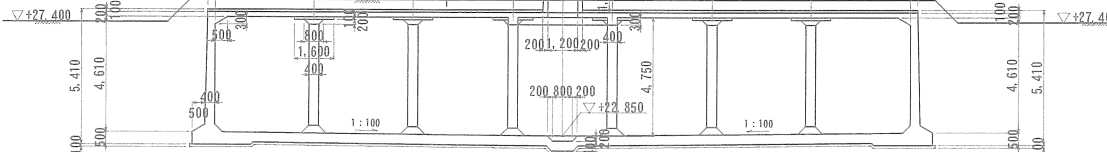


工 名	事 称	都計道開連國生給水場4号配水池撤去工事					
図 名	面 称	4号配水池撤去構造図(1)					
図 枚	面 数	3 7 葉 中 1 3		縮 尺		1:150	
完 成		年 月 日		工事番号		施改8・9第7号	
区 記	画 号	園給 - 1		千葉県企業局			
整理番号			施工業者				
所 長	次 長			課 長		設 計	製 図
所 長	次 長			課 長		監 督	製 図

4号配水池撤去構造図（2） S = 1 : 200


頂版・側壁・梁・柱

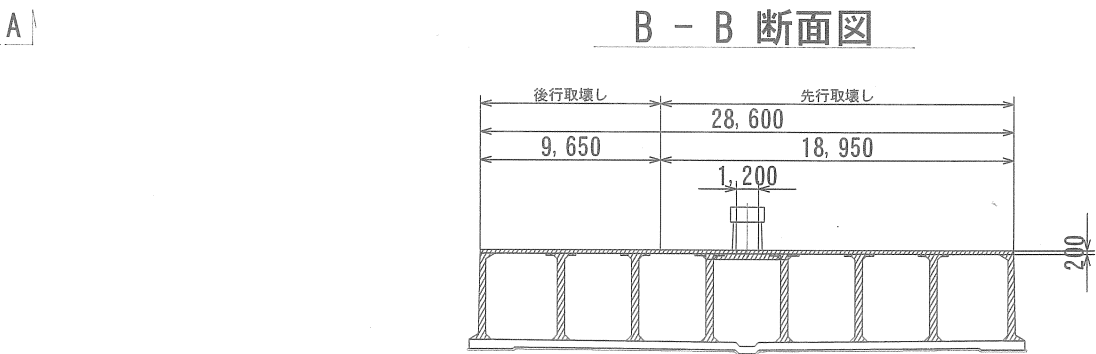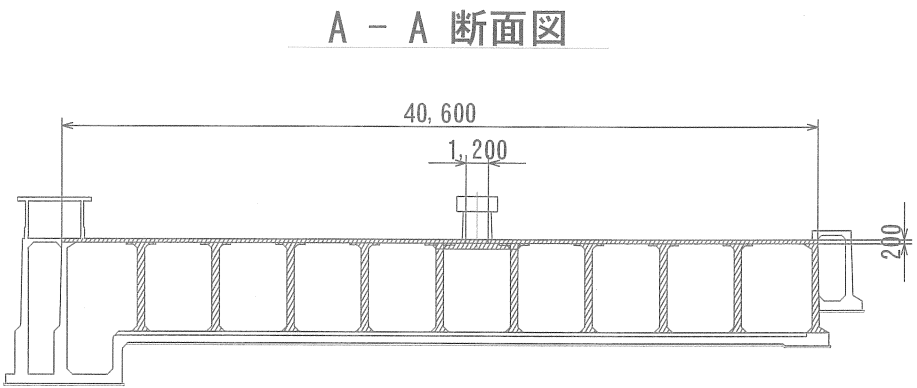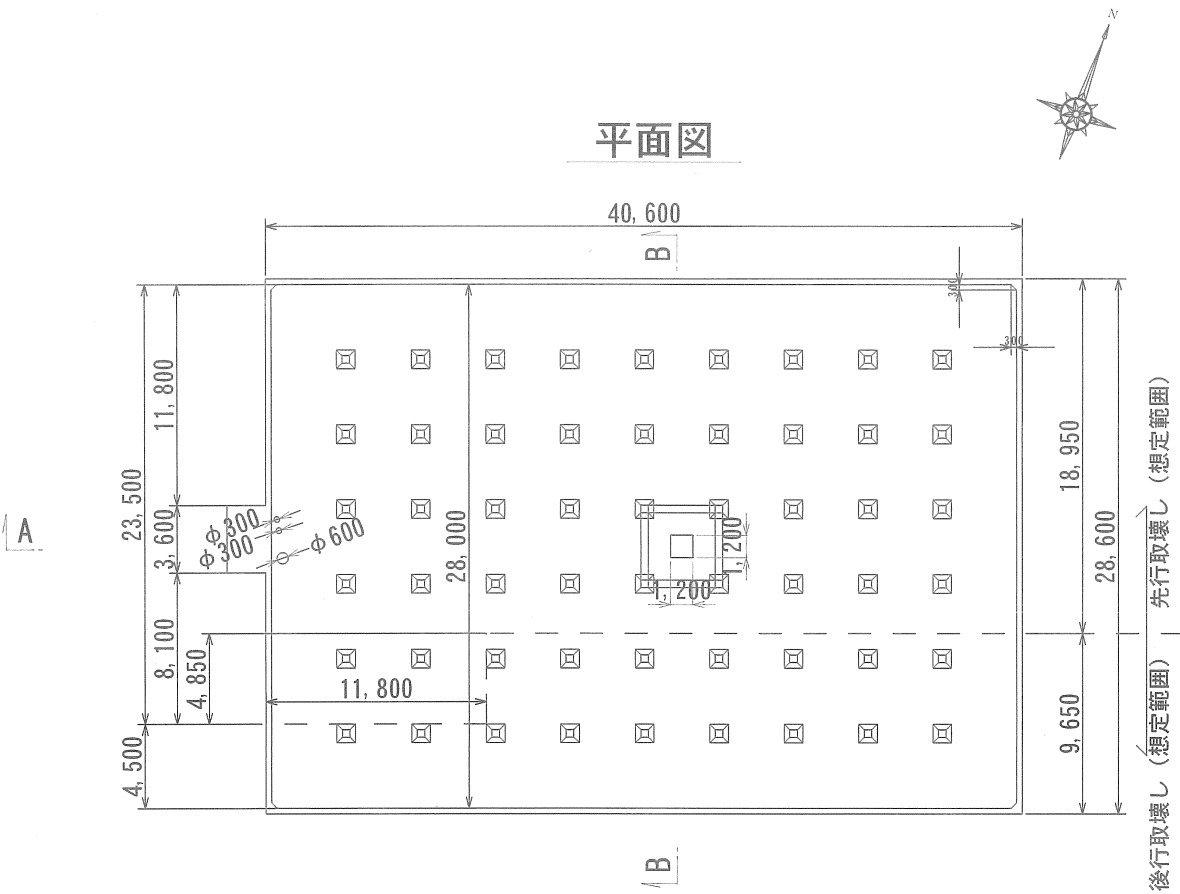


側壁 詳細図 S = 1 : 100

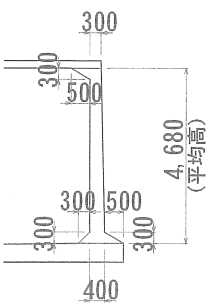

梁 詳細図 S = 1 : 100

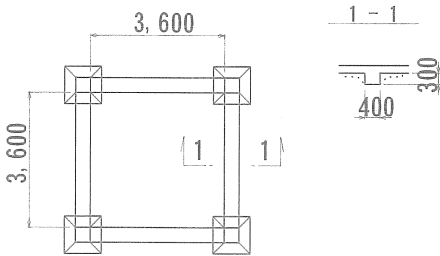

柱 詳細図 S = 1 : 100

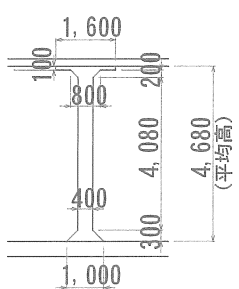


数量総括表			
名 称	規 格	単 位	数 量
頂版			
取壊し工	鉄筋コンクリート	m3	231.85
側壁			
取壊し工	鉄筋コンクリート	m3	245.73
梁			
取壊し工	鉄筋コンクリート	m3	1.73
柱（N=54本）			
取壊し工	鉄筋コンクリート	m3	62.64

工 事 名 称	都計道関連園生給水場4号配水池撤去工事				
図 面 名 称	4号配水池撤去構造図(2)				
図 枚 数	37葉中14	縮尺	図示		
完 成	年 月 日	工事番号	施改8・9第7号		
区 画 記 号	園給-1	千葉県企業局			
整理番号			施工業者		
所 長	次 長	課 長	設 計	製 図	
所 長	次 長	課 長	監 督	製 図	


4号配水池撤去構造図 (3) S = 1 : 200

底版


平面図

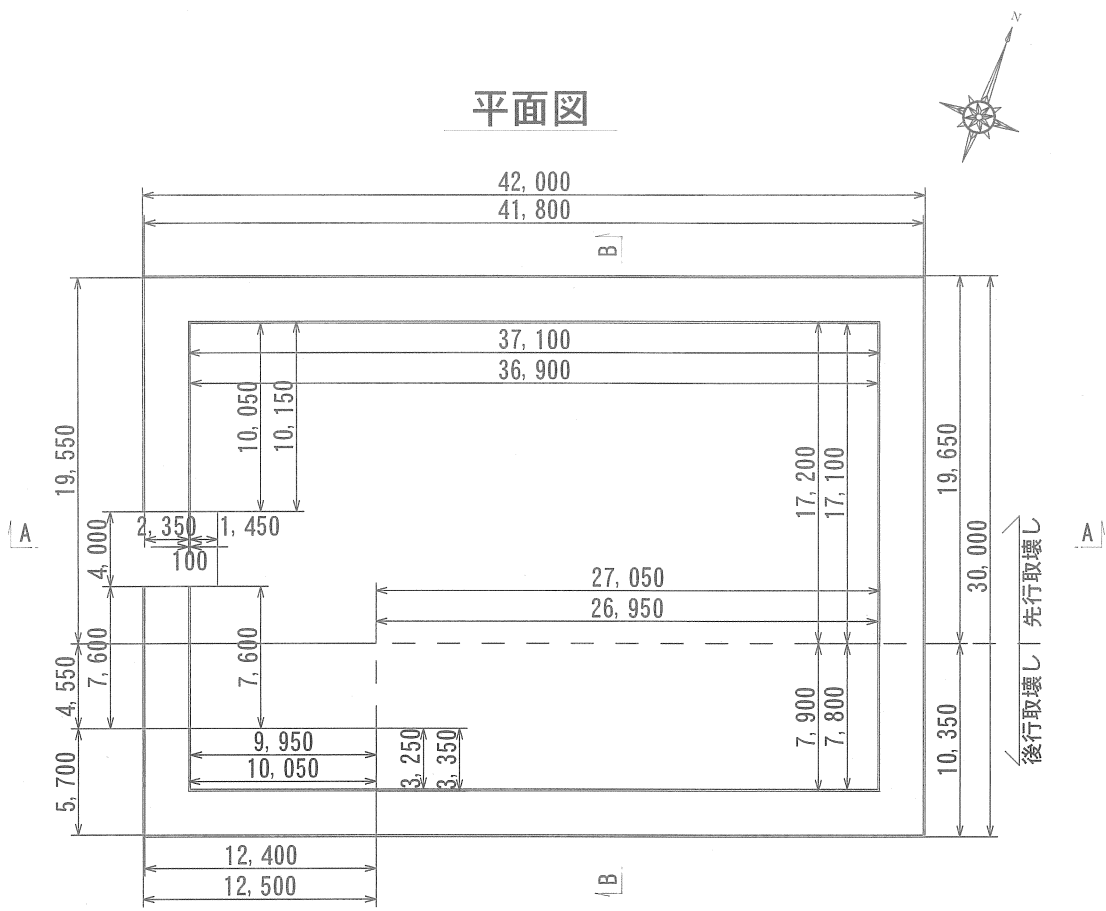

A - A 断面図

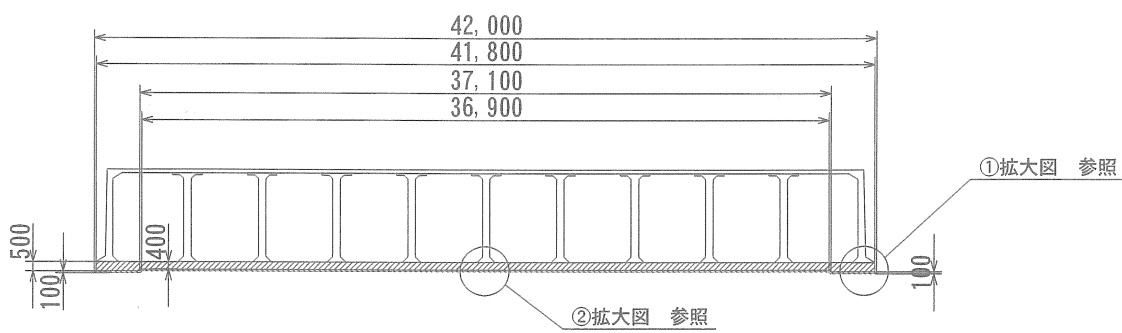


B - B 断面図

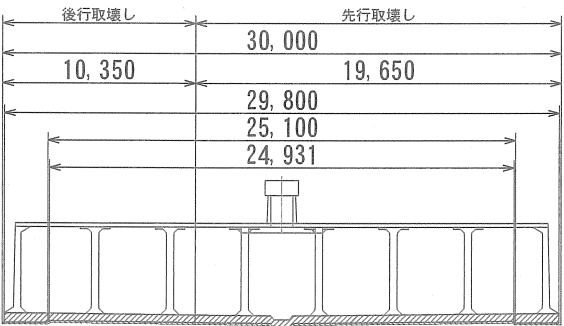


①拡大図

S=1:Free

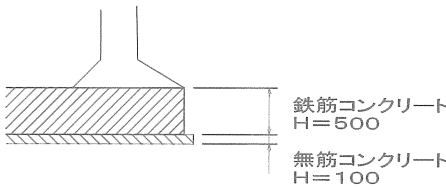

②拡大図

S=1:Free

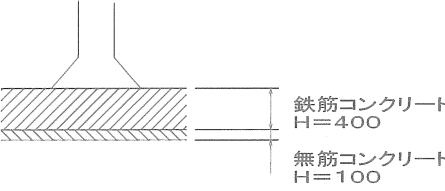


数量総括表

名 称	規 格	単 位	数 量
底版			
取壊し工	鉄筋コンクリート	m3	523.13
底版(均しコンクリート)			
取壊し工	無筋コンクリート	m3	124.40



工 事 名 称	都計道関連園生給水場4号配水池撤去工事				
図 面 名 称	4号配水池撤去構造図(3)				
図 面 枚 数	37葉中15	縮 尺	図示		
完 成 日	年 月 日	工事番号	施改8-9第7号		
区 画 記 号	園給－1	千葉県企業局			
整理番号			施工業者		
所 長	次 長	課 長	設 計	製 図	
所 長	次 長	課 長	監 督	製 図	

4号配水池撤去構造図（4） S = 1:100








断面図

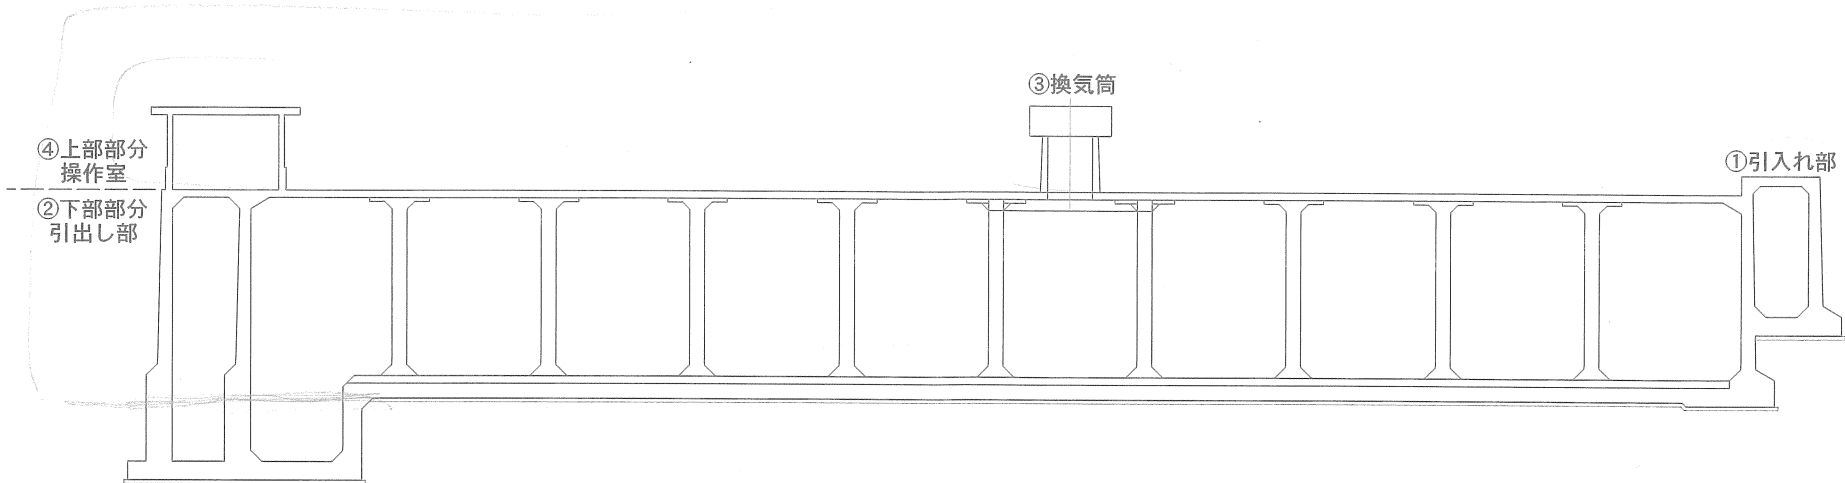




①引入れ部

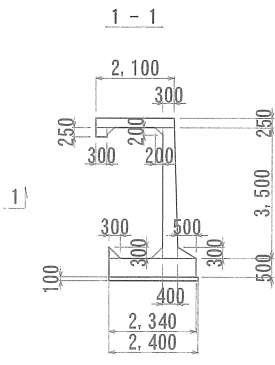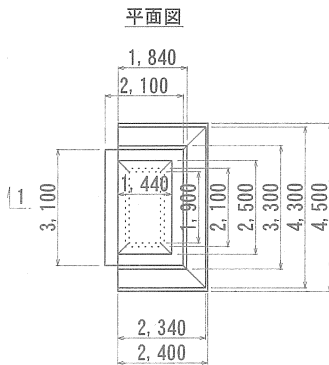






②引出し部

  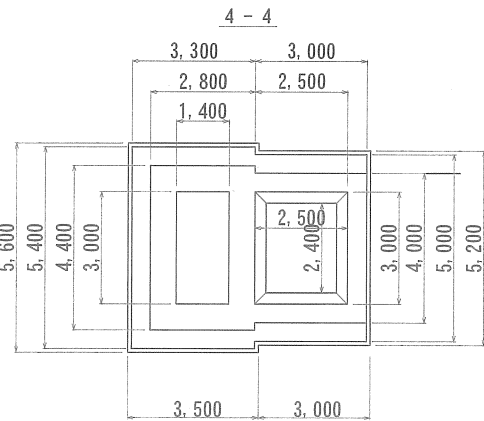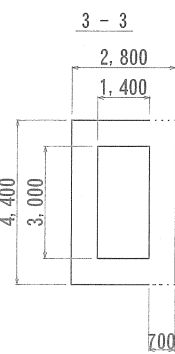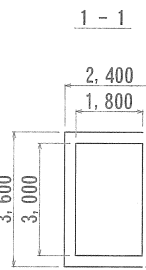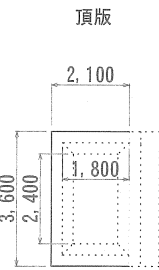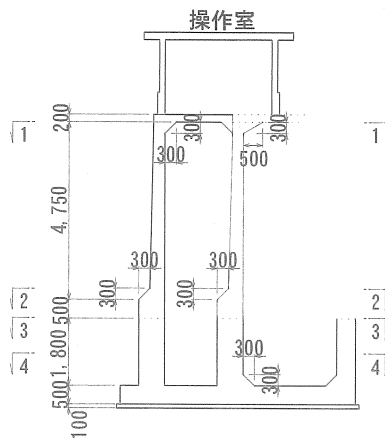

③換気筒

 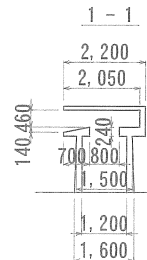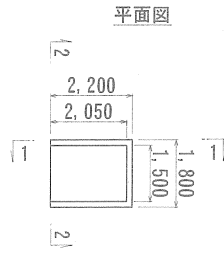

④操作室

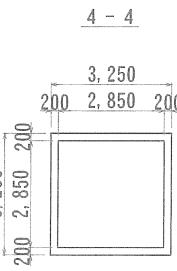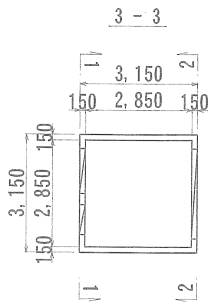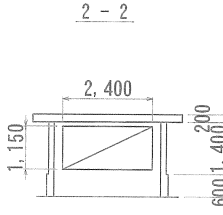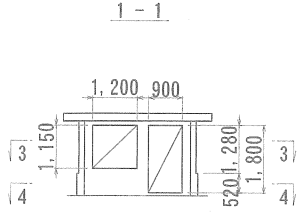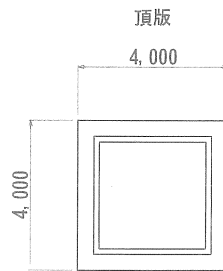


数量総括表

名 称	規 格	単 位	数 量
引入れ部			
取壊し工	鉄筋コンクリート	m3	15.50
引出し部			
取壊し工	鉄筋コンクリート	m3	64.50
換気筒			
取壊し工	鉄筋コンクリート	m3	2.98
操作室			
取壊し工	鉄筋コンクリート	m3	6.30
底版(均しコンクリート)			
取壊し工(引出し部・引入れ部)	無筋コンクリート	m3	4.60

工 事 名 称	都計道関連園生給水場4号配水池撤去工事				
	4号配水池撤去構造図（4）				
図 面 名 称	3 7 葉 中 1 6		縮 尺	1:100	
完 成	年 月 日		工事番号	施改8・9第7号	
区 画 記 号	園給－1		千葉県企業局		
整理番号			施工業者		
所 長	次 長	課 長	設 計	製 図	
所 長	次 長	課 長	監 督	製 図	

操作室・換気筒建具撤去図 S = 1:20


操 作 室

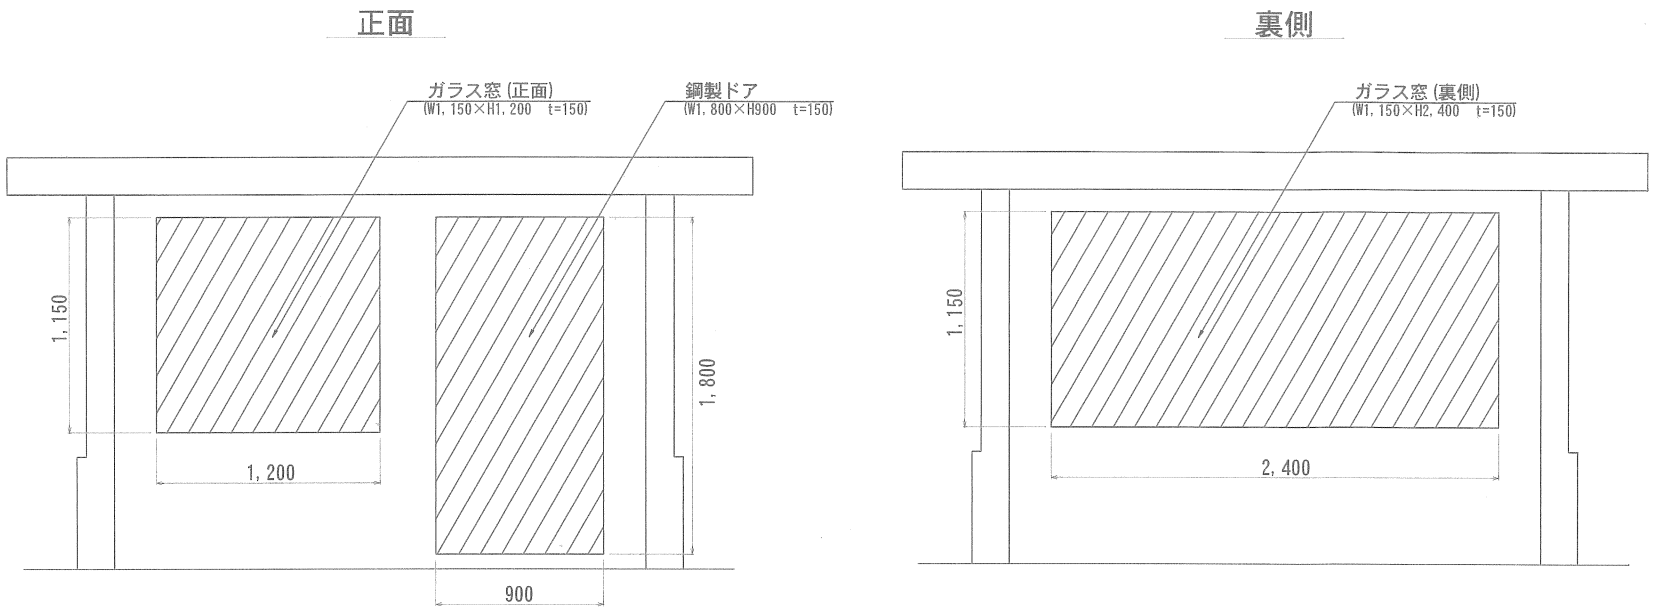

数量総括表

名 称	算 式	単 位	数 量
鋼製ドア (W1,800 x H900)			
建具周囲はつり	1.80m+0.90m+1.80m+0.90m	m	5.40
ガラス窓(正面) (W1,150 x H1,200)			
建具周囲はつり	1.15m+1.20m+1.15m+1.20m	m	4.70
ガラス窓(裏側) (W1,150 x H2,400)			
建具周囲はつり	1.15m+2.40m+1.15m+2.40m	m	7.10

換 気 筒

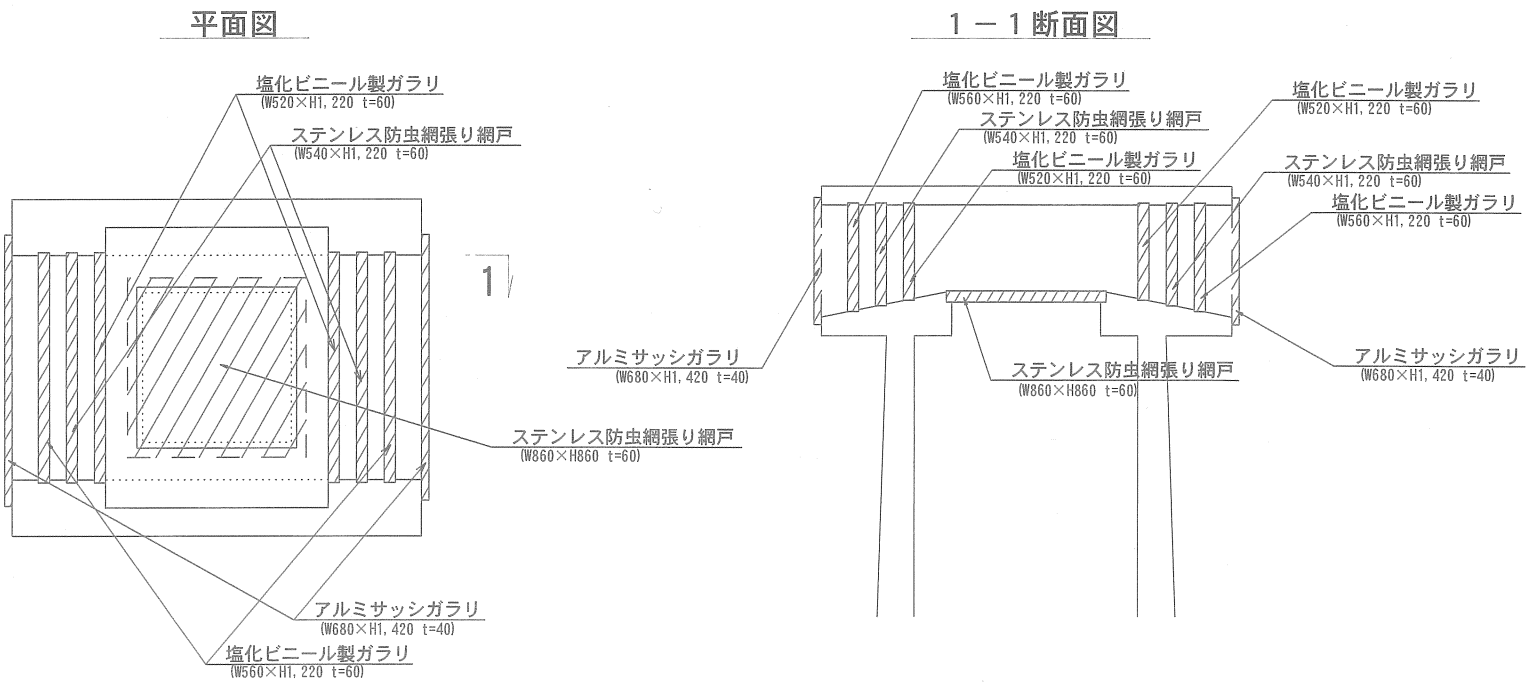


数量総括表

名 称	算 式	単 位	数 量
アルミサッシガラリ (W680 x H1,420)			
建具周囲はつり	(0.68m+1.42m+0.68m+1.42m) x 2箇所	m	8.40
塩化ビニール製ガラリ (W560 x H1,220)			
建具周囲はつり	(0.56m+1.22m+0.56m+1.22m) x 2箇所	m	7.12
ステンレス防虫網張り網戸 (W540 x H1,220)			
建具周囲はつり	(0.54m+1.22m+0.54m+1.22m) x 2箇所	m	7.04
塩化ビニール製ガラリ (W520 x H1,220)			
建具周囲はつり	(0.52m+1.22m+0.52m+1.22m) x 2箇所	m	6.96
ステンレス防虫網張り網戸 (W860 x H860)			
建具周囲はつり	0.86m+0.86m+0.86m+0.86m	m	3.44

工 事 名 称	都計道関連園生給水場4号配水池撤去工事				
	操作室・換気筒建具撤去図				
	37葉中17	縮尺		1:20	
完 成	年 月 日		工事番号	施改8・9第7号	
区 画 記 号	園給－1		千葉県企業局		
整理番号			施工業者		
所長	次長		課長	設計	製図
所長	次長		課長	監督	製図

不陸整正平面図

S= 1 : 200

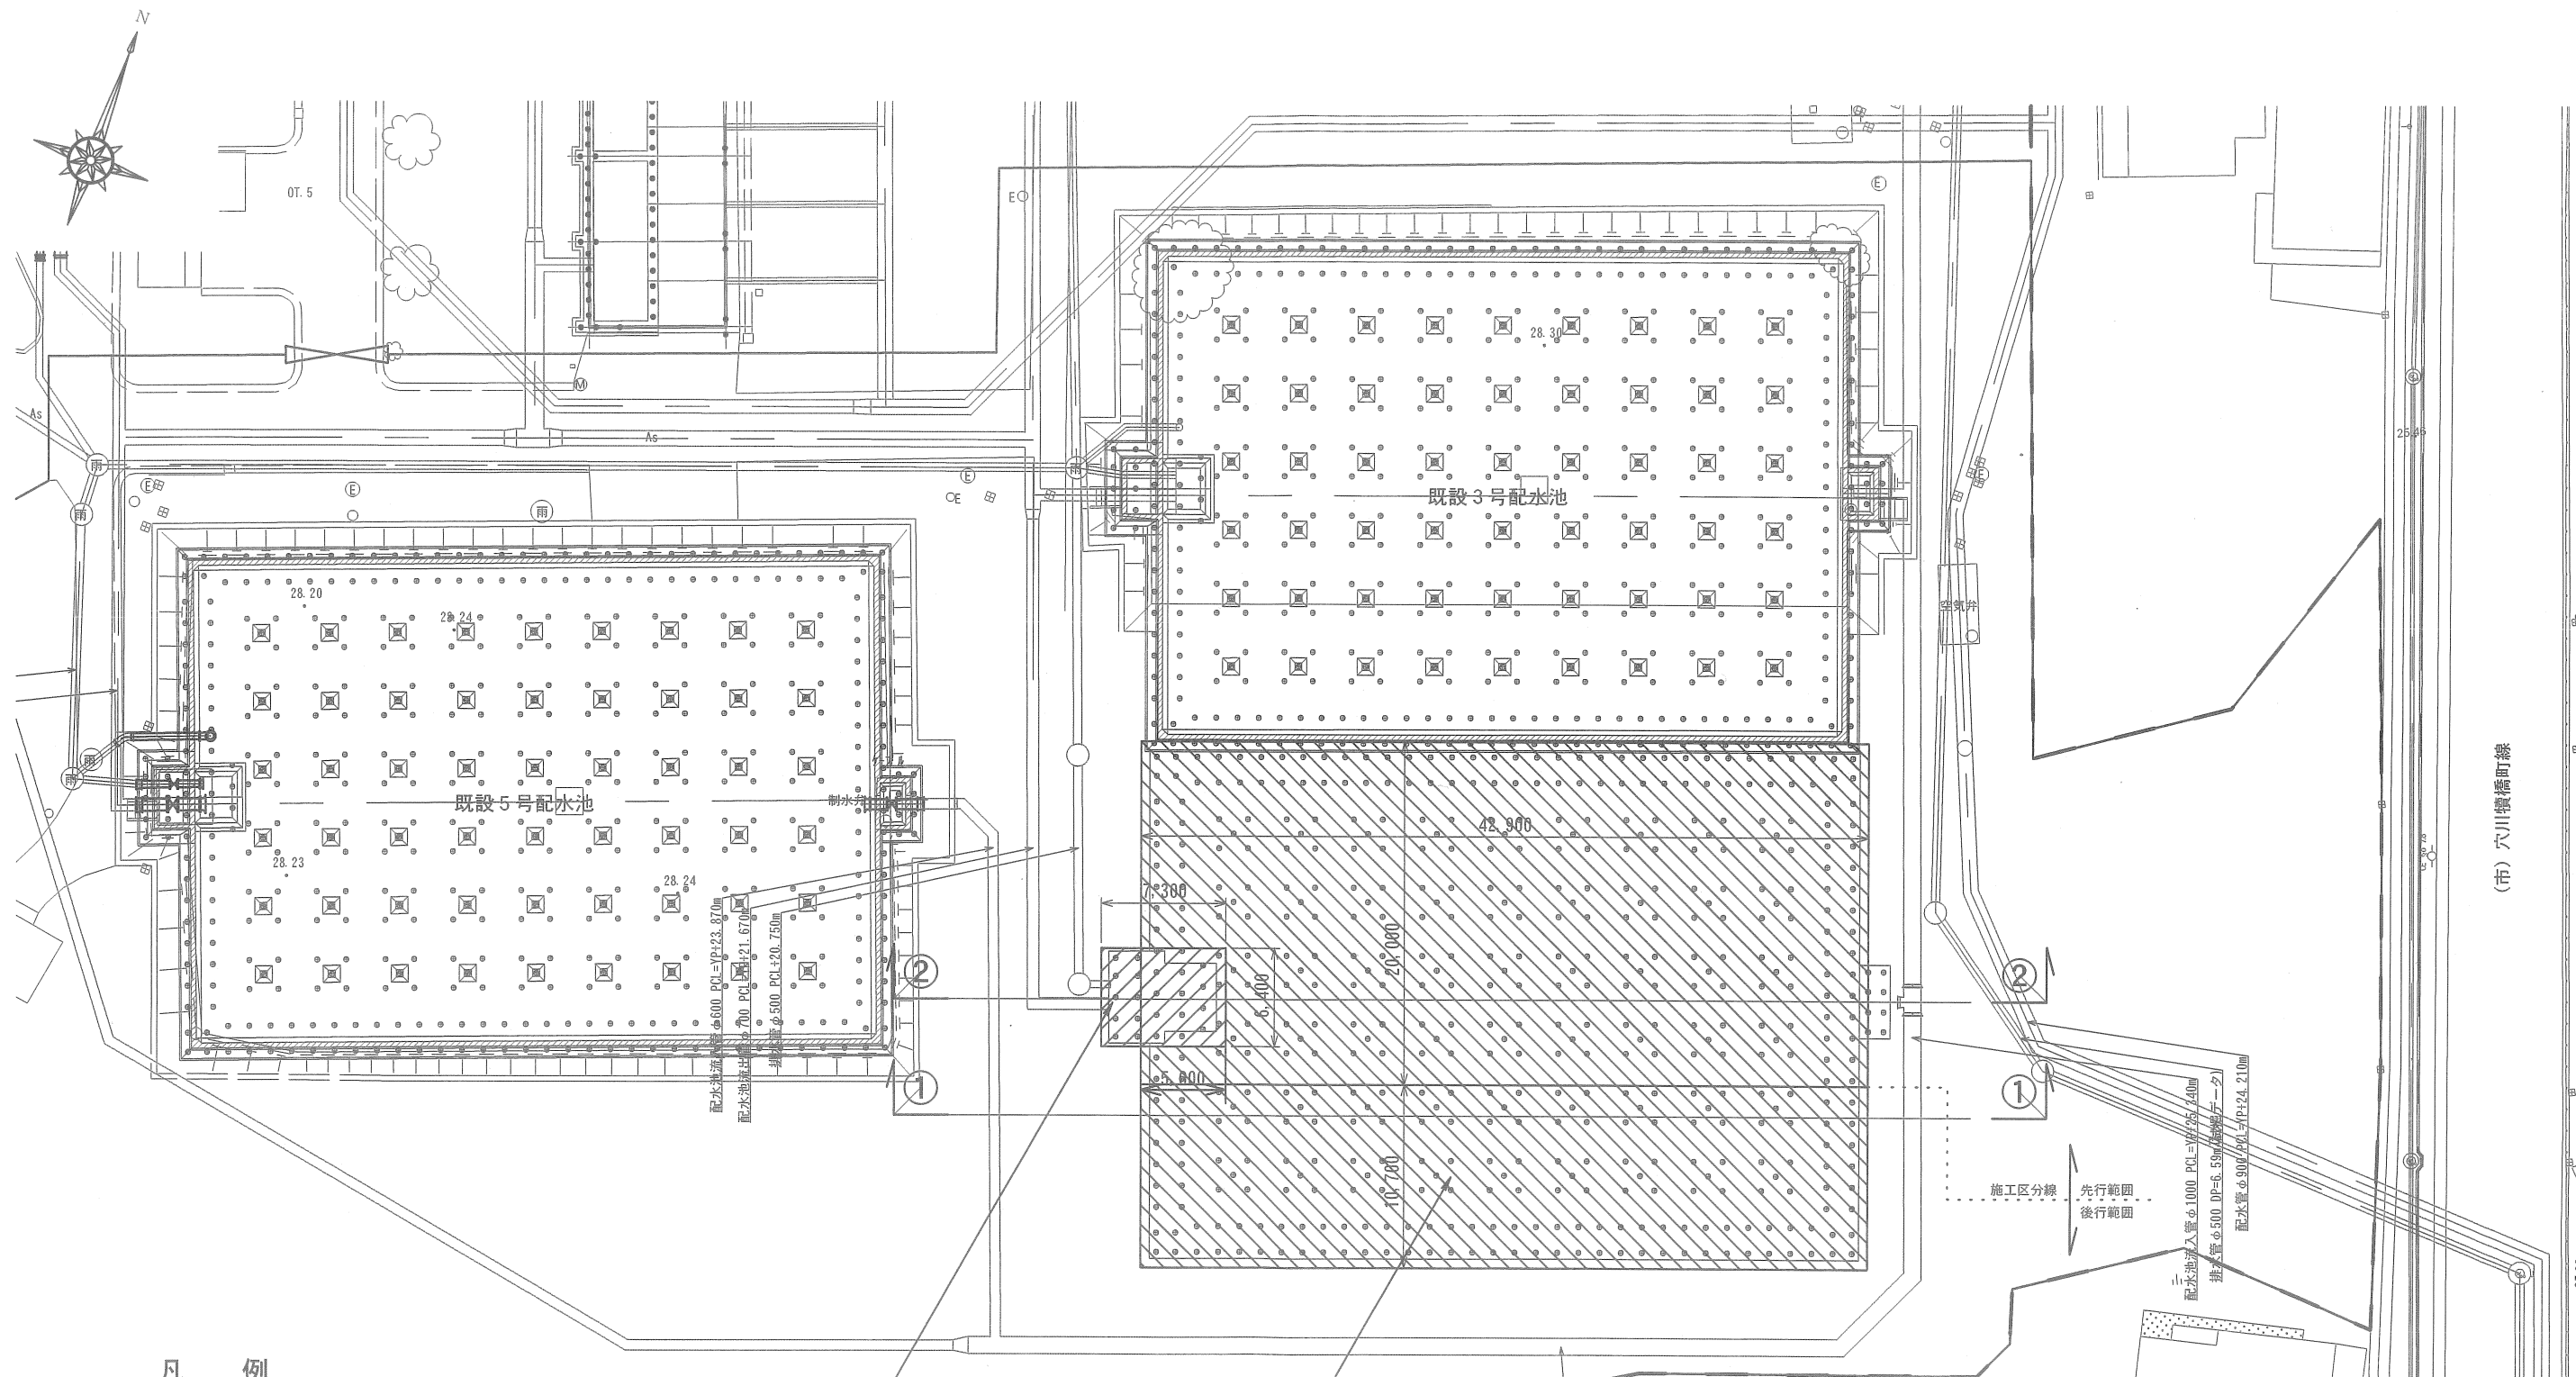

凡 例

- 仮囲い
- 不陸整正範囲 (引出し部)
- 不陸整正範囲 (引出し部以外)

不陸整正 (引出し部) A=46.7m²
t=100mm


不陸整正 (引出し部以外) A=1285.0m²
t=100mm

工 事 名 称	都計道関連園生給水場4号配水池撤去工事				
図 名	不陸整正平面図				
図 面 数	37葉中18	縮 尺	1 : 200		
完 成	年 月 日	工事番号	施改8-9第7号		
区 画 記 号	園給 - 1	千葉県企業局			
整理番号			施 工 業 者		
所 長	次 長		課 長	設 計	製 図
所 長	次 長		課 長	監 督	製 図


不陸整正断面図

S= 1 : 125

①-① 断面図

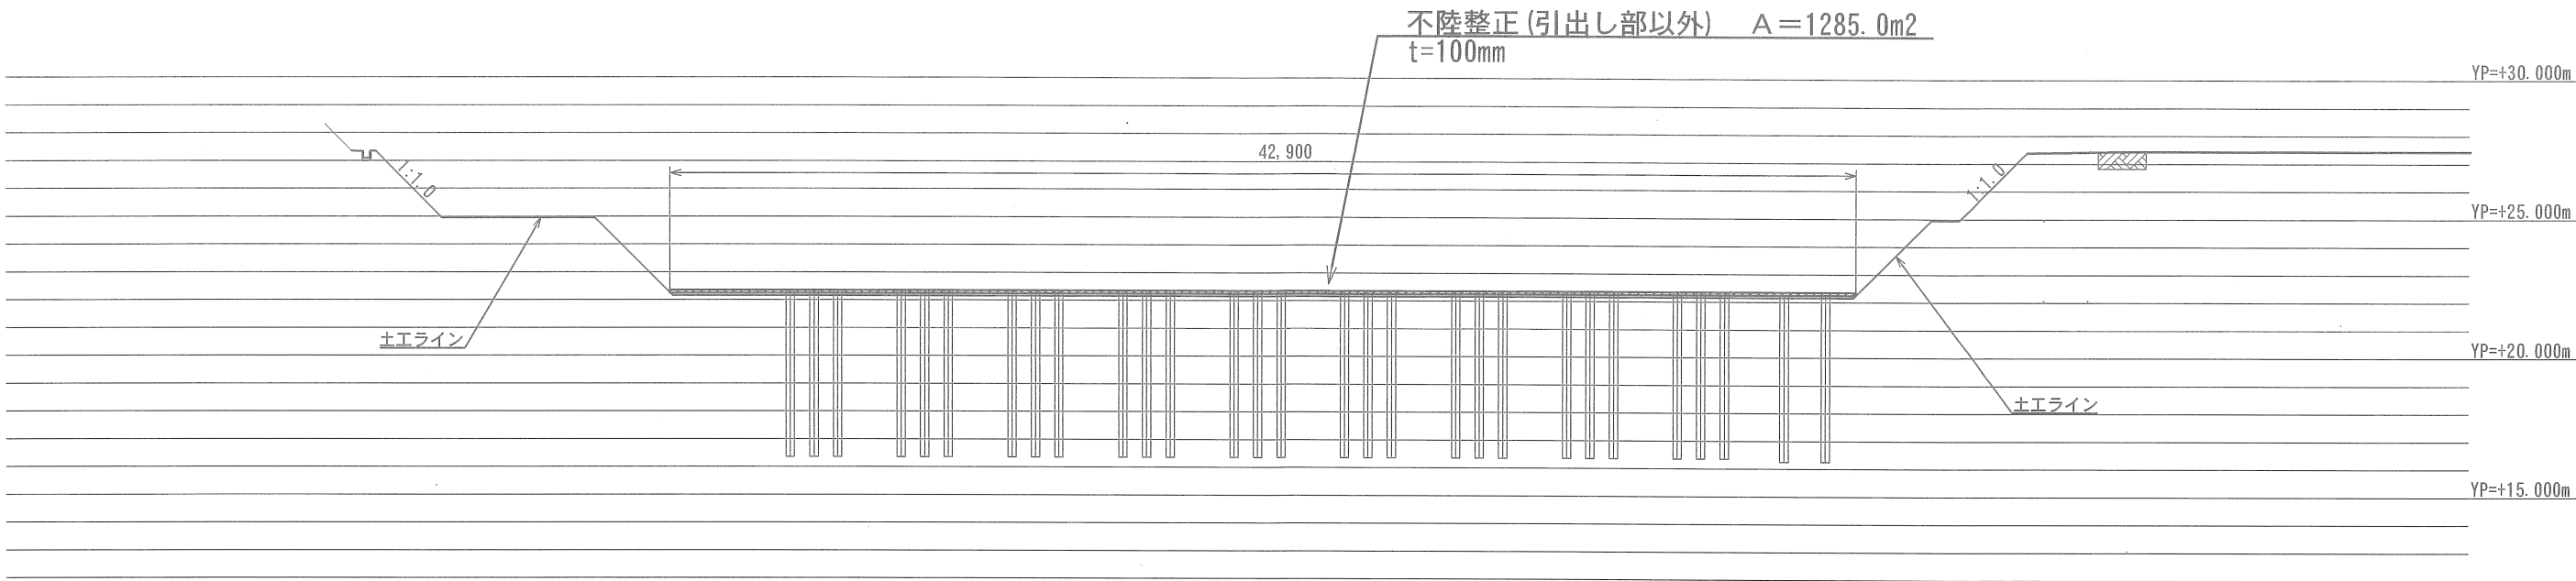



②-② 断面図

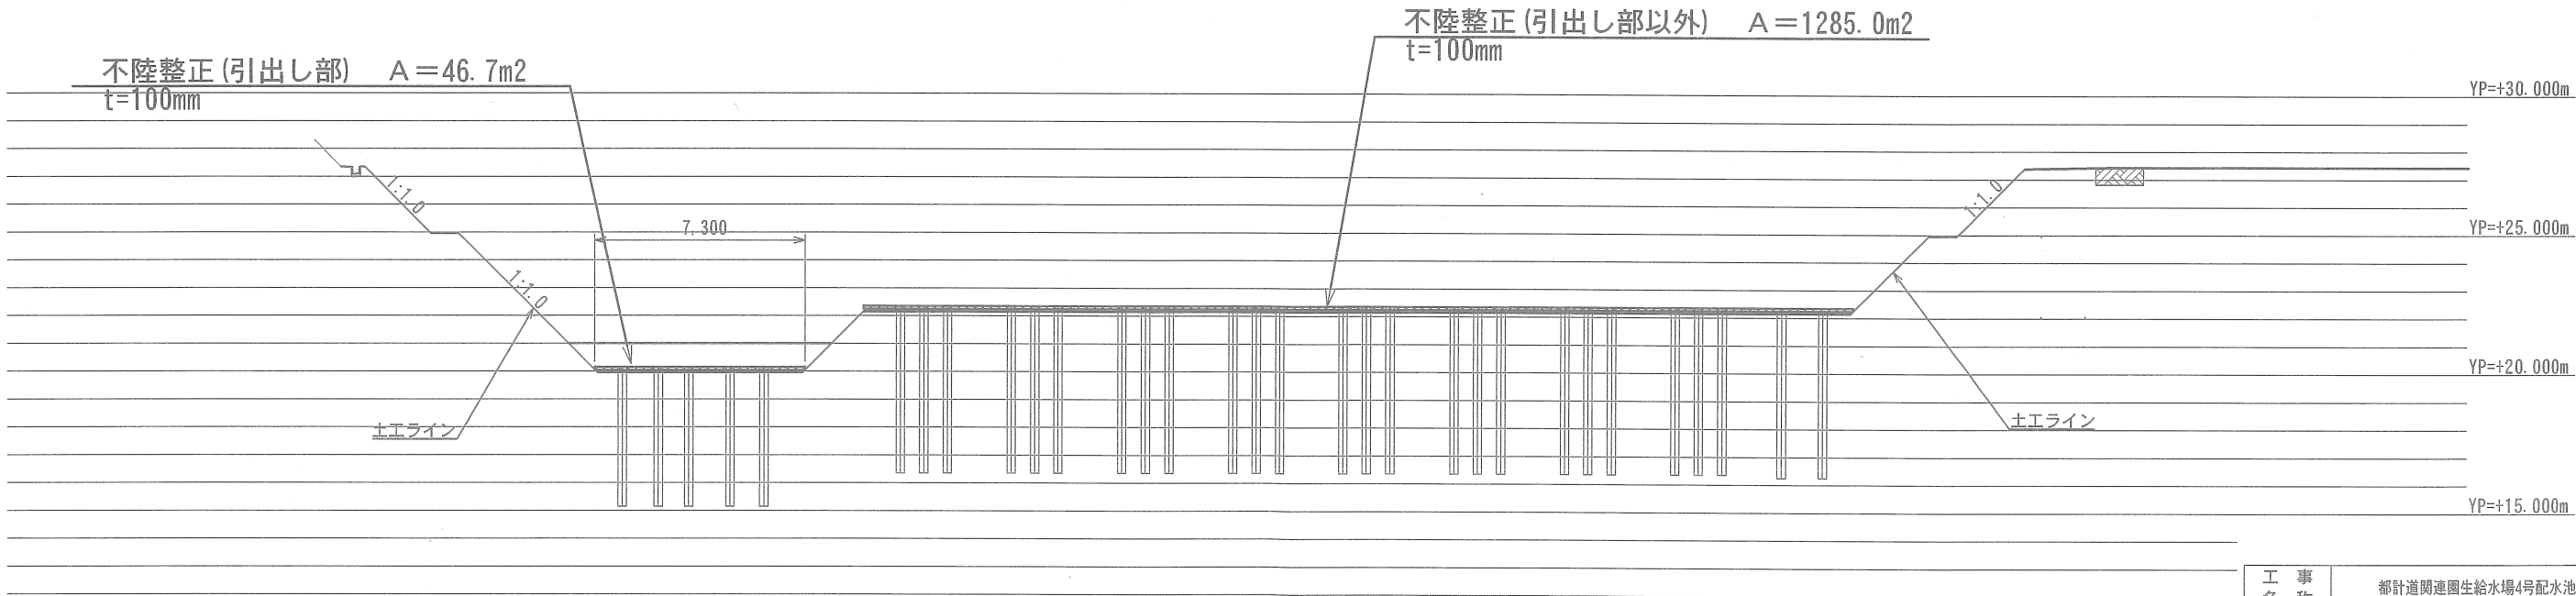

工 事 名 称	都計道関連園生給水場4号配水池撤去工事				
図 面 名 称	不陸整正断面図				
図 面 枚 数	37葉中19	縮 尺	1 : 125		
完 成	年 月 日	工事番号	施改8・9第7号		
区 画 記 号	園給 - 1	千葉県企業局			
整理番号			施工業者		
所長	次長	課長	設計	製図	
所長	次長	課長	監督	製図	

杭撤去平面図

S = 1 : 100

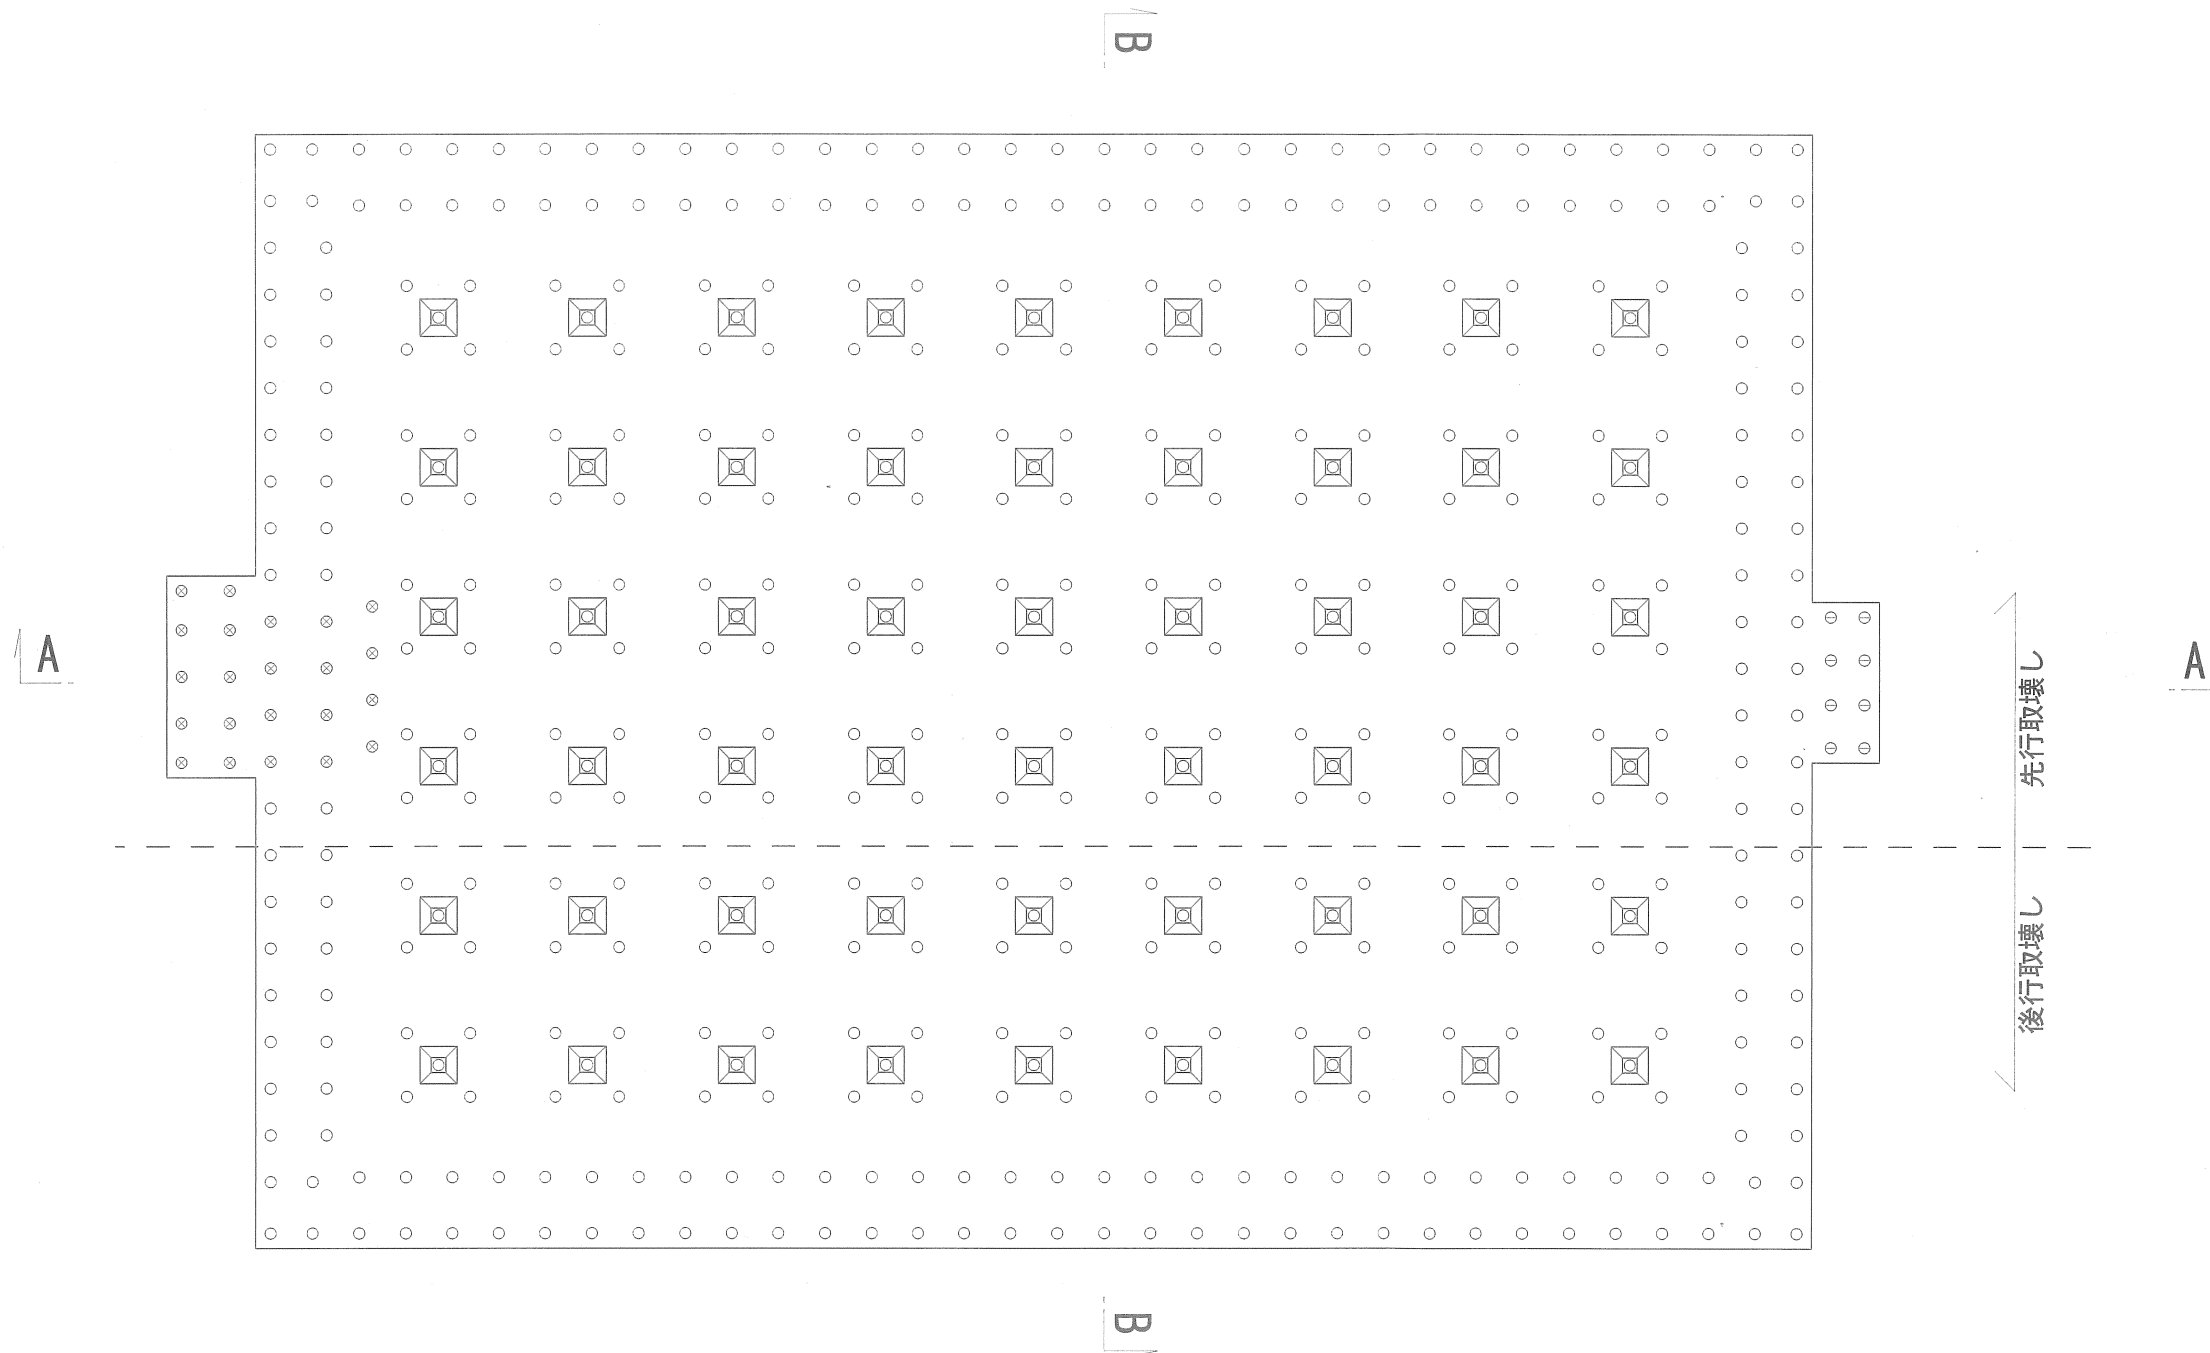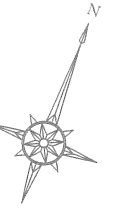

□ : 柱

⊗ : R C 杭撤去 φ 300 L=5000 (先行) : 22本

n= 22本

○ : R C 杭撤去 φ 300 L=6000 (先行) : 292本 (後行) : 186本

n=478本

⊖ : R C 杭撤去 φ 300 L=7000 (先行) : 8本


n= 8本

構造物とりこわし (R C 杭) V=215. 4m³


工 事 名 称	都計道関連園生給水場4号配水池撤去工事				
図 名	杭撤去平面図				
図 枚	3 7 葉 中 2 0	縮 尺	1:100		
完 成	年 月 日	工事番号	施改8・9第7号		
区 画 記 号	園給- 1	千葉県企業局			
整理番号			施工業者		
所 長	次 長	課 長	設 計	製 図	
所 長	次 長	課 長	監 督	製 図	

杭撤去断面図 S = 1 : 100


A - A 断面図

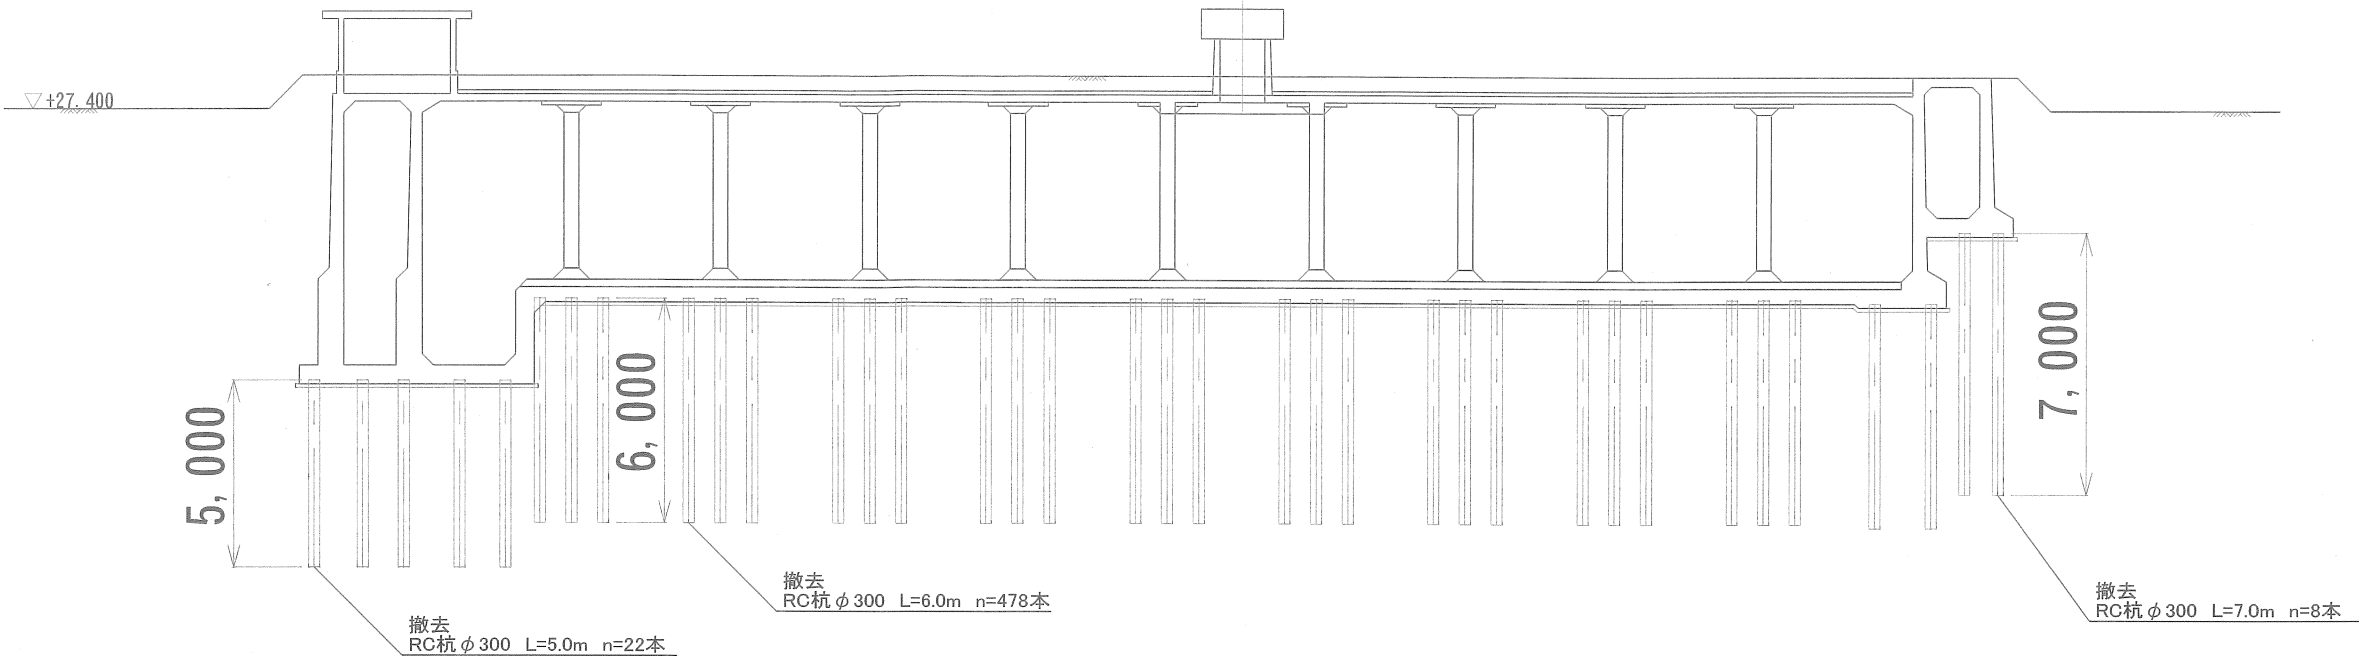

B - B 断面図

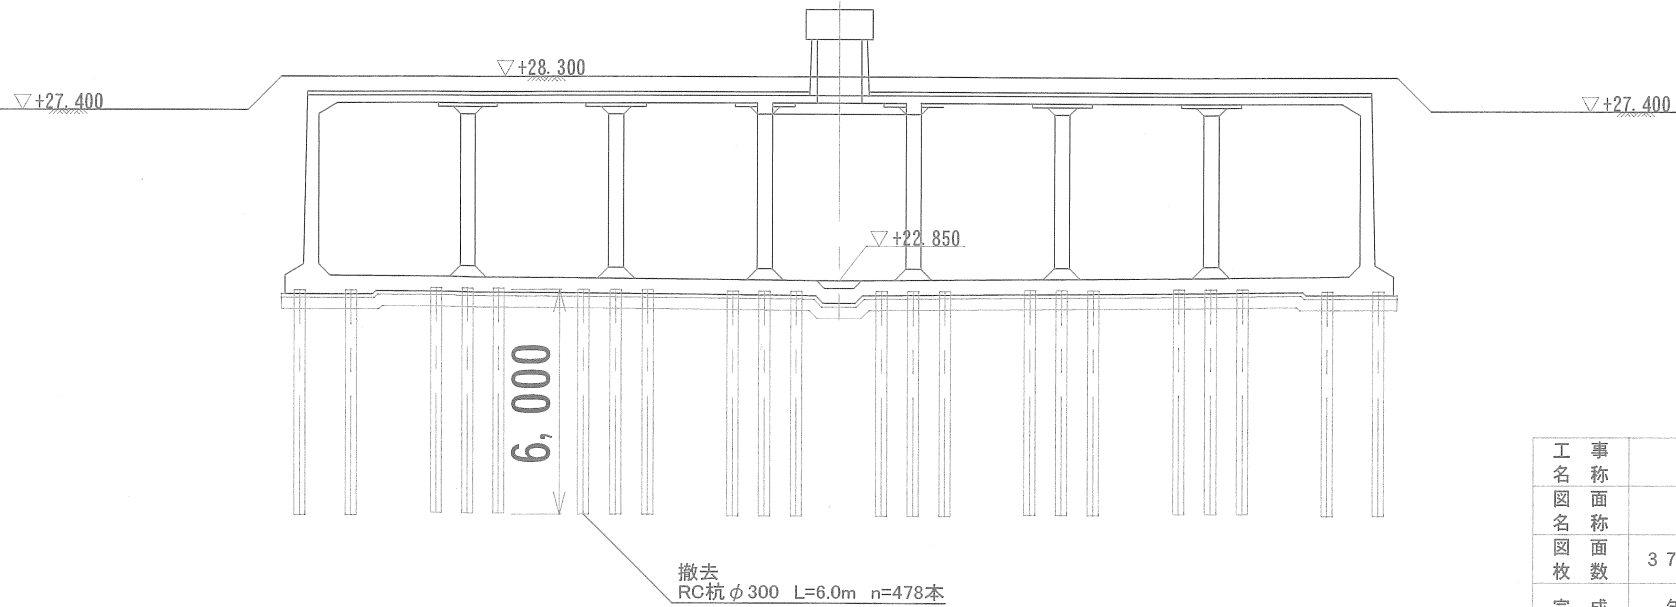

BH-3
YP+27.37m (TP+26.53m)
dep = 27.28 m

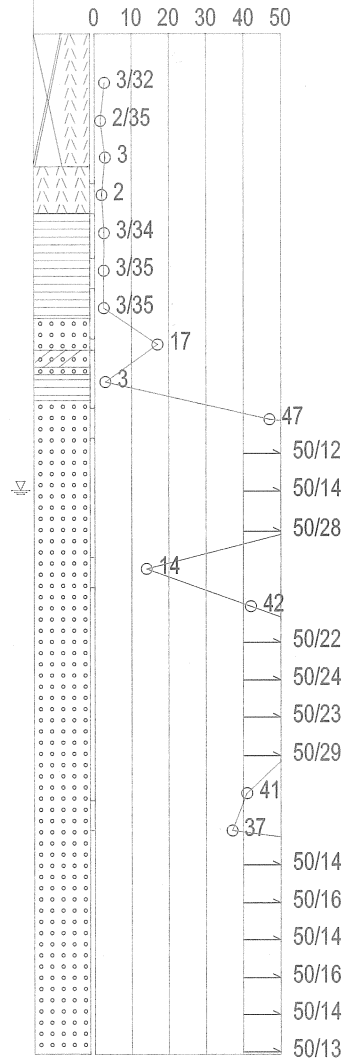

工 名	都計道関連園生給水場4号配水池撤去工事				
図 名	杭撤去断面図				
図 枚	37葉中21	縮尺	1:100		
完 成	年 月 日	工事番号	施改8・9第7号		
区 画 記 号	園給－1		千葉県企業局		
整理番号			施工業者		
所長	次長		課長	設計	製図
所長	次長		課長	監督	製図


撤去整地平面図 S=1:400



凡 例

- 仮囲い (別途工事にて設置済)
- 配水池撤去箇所

配水池撤去後埋戻し断面図 S=1:Free
①-①断面図

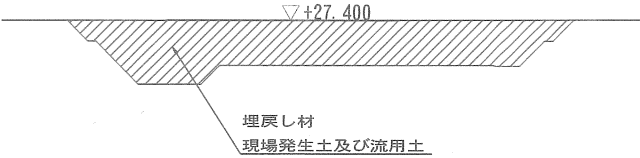

埋戻し材種別	FH(計画高)
現場発生土 及び流用土	27.400

工 事 名	都計道関連園生給水場4号配水池撤去工事				
図 名	撤去整地平面図				
図 面 数	37葉中22	縮尺	図示		
完 成	年 月 日	工事番号	施改8・9第7号		
区 画 記 号	園給－1	千葉県企業局			
整理番号			施工業者		
所 長	次 長	課 長	設 計	製 図	
所 長	次 長	課 長	監 督	製 図	

施工ステップ図(1)(参考図)

S = 1 : 400



凡 例

—— 仮囲い

STEP-1
覆土掘削

工 事 名 称	都計道関連園生給水場4号配水池撤去工事				
図 面 名 称	施工ステップ図(1) (参考図)				
図 面 枚 数	37葉中23		縮 尺	1 : 400	
完 成	年 月 日		工事番号	施改8.9第7号	
区 画 記 号	園給-1		千葉県企業局		
整理番号			施工業者		
所 長	次 長		課 長	設 計	製 図
所 長	次 長		課 長	監 督	製 図

施工ステップ図(2) (参考図)

S = 1 : 400



凡 例

	仮囲い
	場内仮置場
	先行掘削範囲

〔先行〕・・・配水池北側撤去にかか
 る施行

〔後行〕・・・配水池南側撤去にかか
 る施行

STEP-2


〔先行〕掘削
 (配水地北側)

※掘削土は場内仮置き

工 事 名 称	都計道関連園生給水場4号配水池撤去工事				
図 面 名 称	施工ステップ図(2) (参考図)				
図 面 枚 数	37葉中24	縮 尺	1 : 400		
完 成	年 月 日	工事番号	施改8・9第7号		
区 画 記 号	園給－1	千葉県企業局			
整理番号			施工業者		
所 長	次 長	課 長	設 計	製 図	
所 長	次 長	課 長	監 督	製 図	

施工ステップ図(3) (参考図)


S = 1 : 400

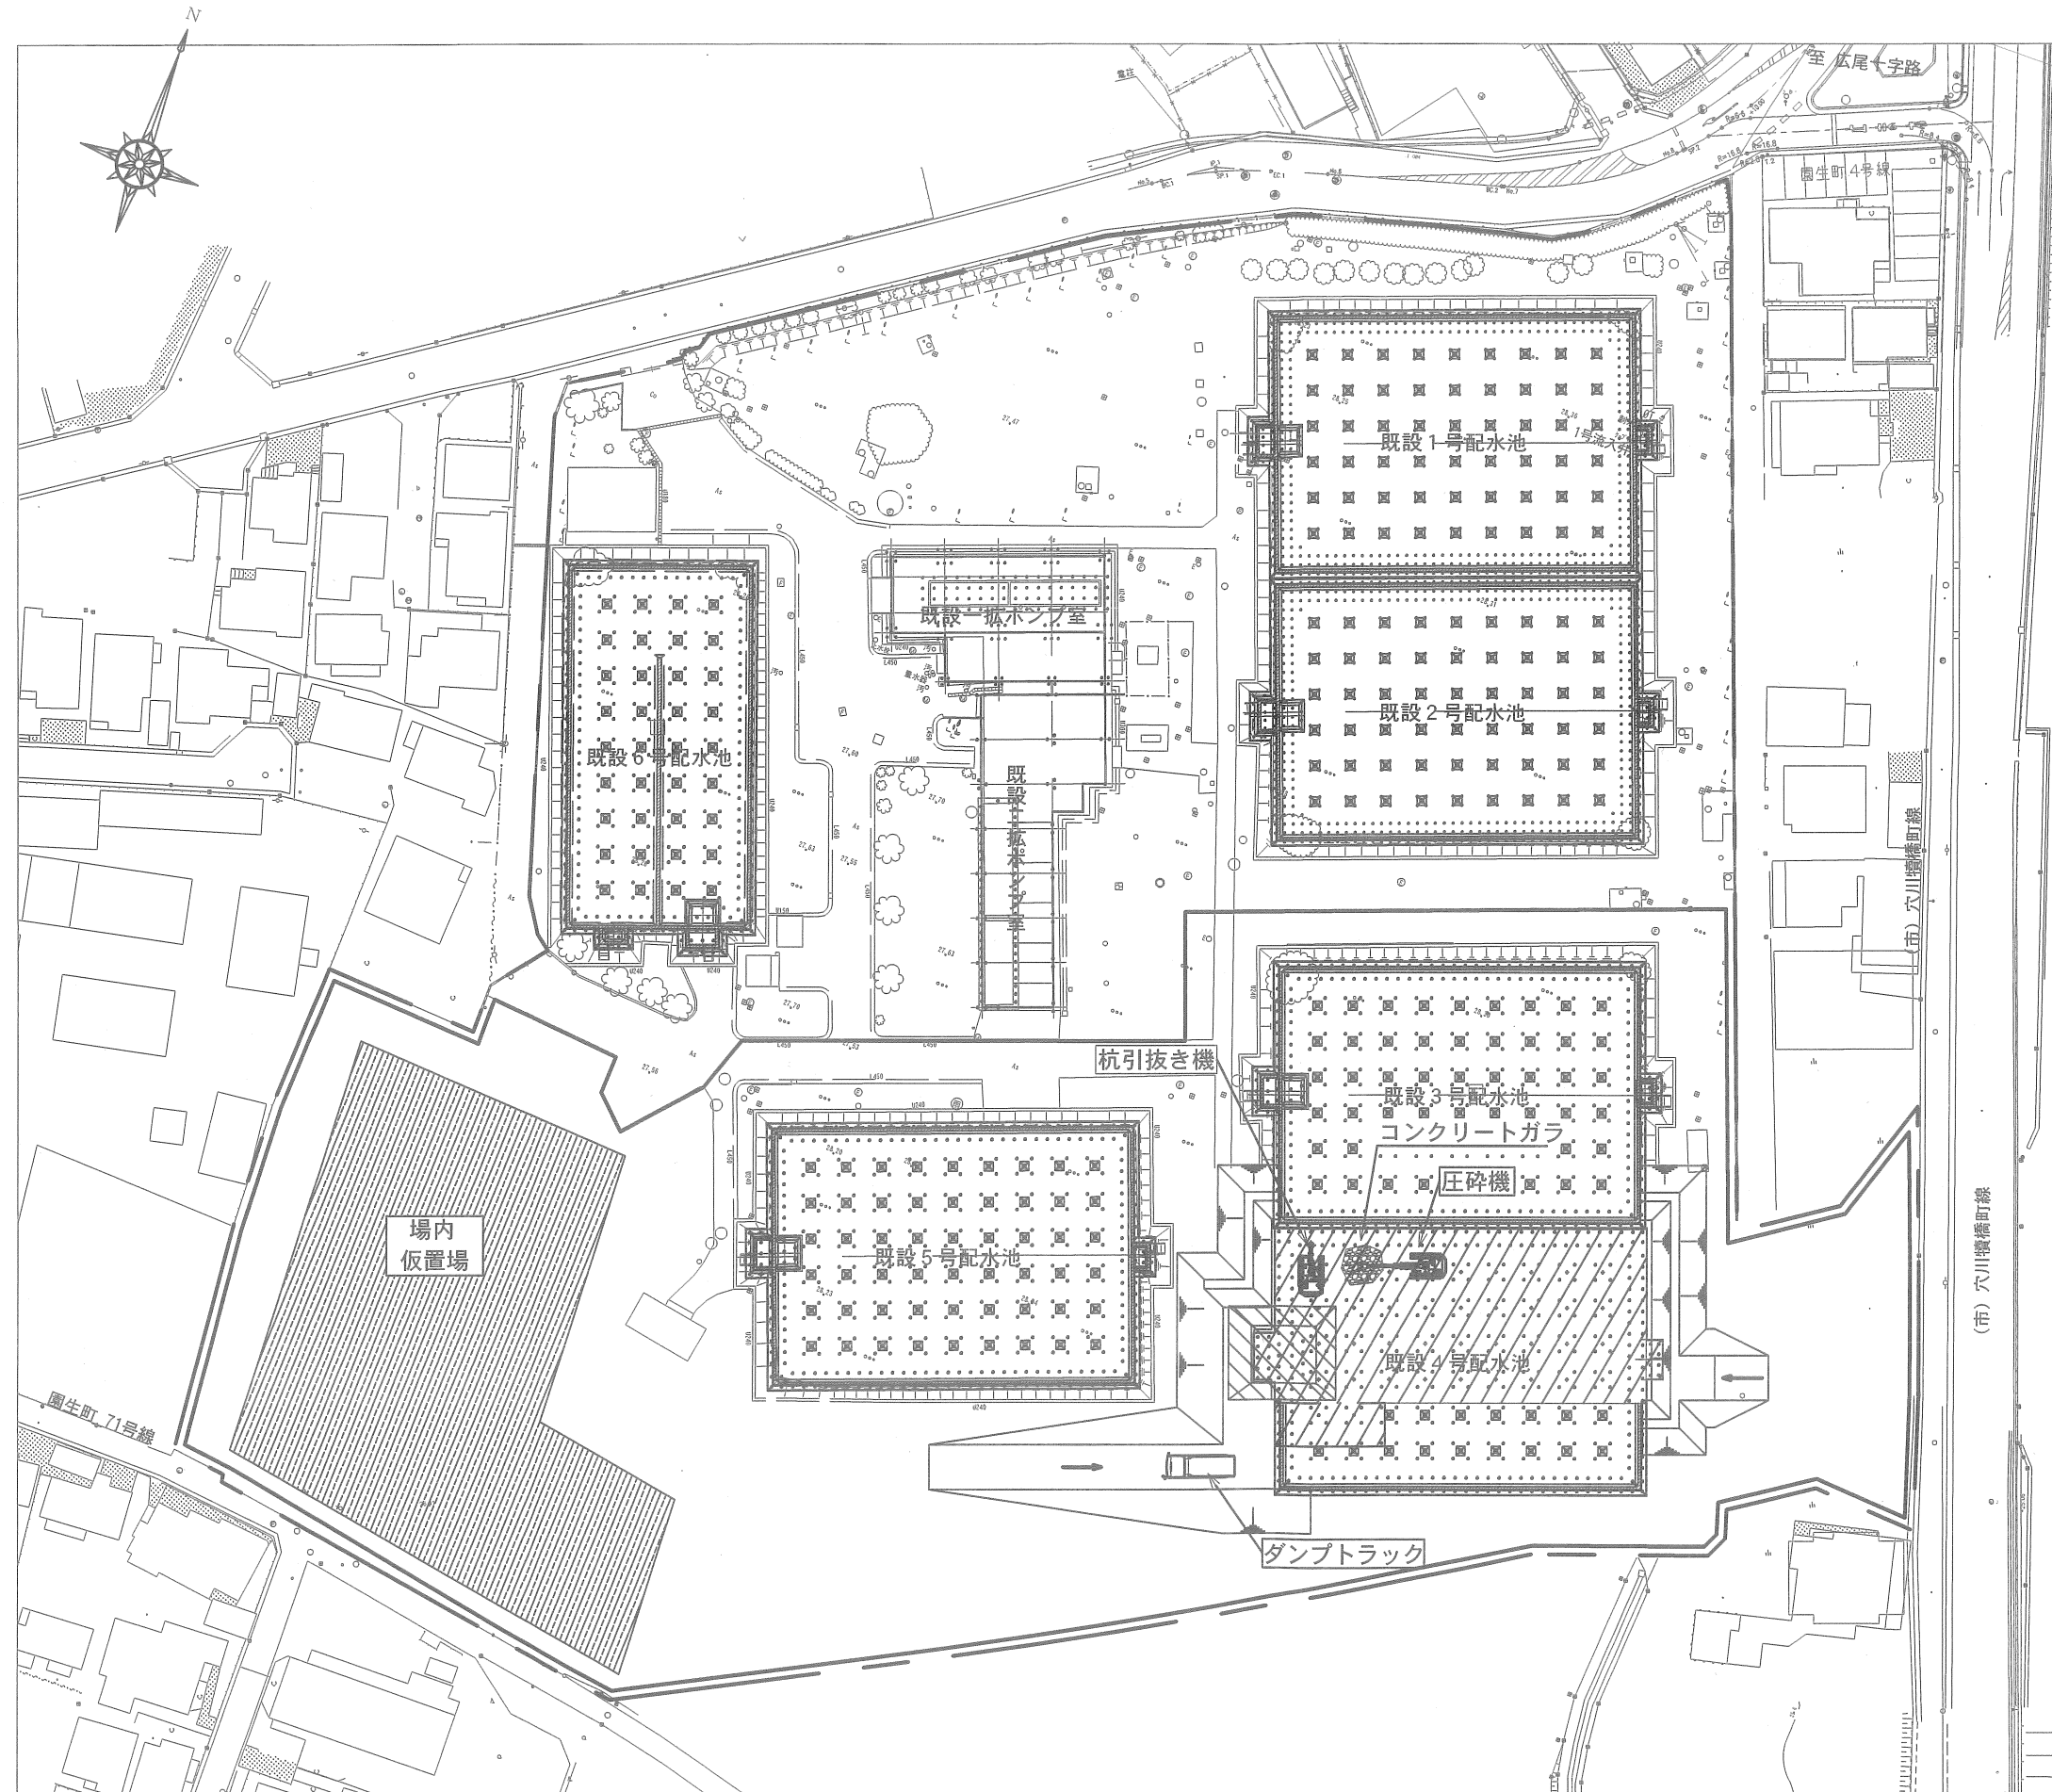

凡 例

	仮囲い
	掘削土仮置場
	先行掘削範囲
	先行躯体撤去 先行基礎杭撤去範囲
	ピット部

＜施工フロー＞

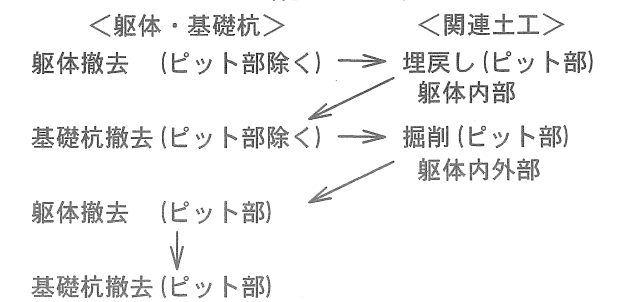

STEP-3

〔先行〕 躯体撤去 基礎杭撤去

工 事 名 称	都計道関連園生給水場4号配水池撤去工事				
図 面 名 称	施工ステップ図(3) (参考図)				
図 面 枚 数	37葉中25		縮 尺		1 : 400
完 成	年 月 日		工事番号		施改8・9第7号
区 画 記 号	園給ー1		千葉県企業局		
整理番号			施工業者		
所長	次長		課長	設計	製図
所長	次長		課長	監督	製図

施工ステップ図(4) (参考図)

S = 1 : 400



凡 例

- 仮囲い
- 掘削土仮置場
- 先行埋戻し範囲

STEP-4
〔先行〕埋戻し


工 事 名 称	都計道関連園生給水場4号配水池撤去工事				
図 面 名 称	施工ステップ図(4) (参考図)				
図 面 枚 数	37 葉 中 26	縮 尺	1 : 400		
完 成 日	年 月 日	工事番号	施改8・9第7号		
区 画 記 号	園給 - 1	千葉県企業局			
整理番号		施工業者			
所 長	次 長	課 長	設 計	製 図	
所 長	次 長	課 長	監 督	製 図	

施工ステップ図(5) (参考図)

S = 1 : 400



凡 例

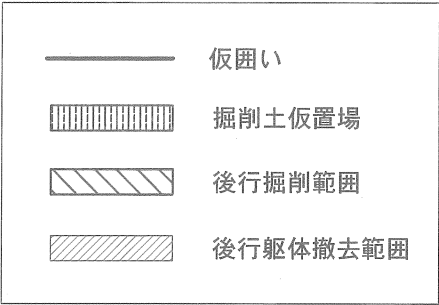

STEP-5

〔後行〕掘削
 躯体撤去
 (配水池南側)

工 事 名 称	都計道関連園生給水場4号配水池撤去工事					
図 面 名 称	施工ステップ図(5) (参考図)					
図 面 枚 数	3 7 葉 中 2 7		縮 尺		1 : 400	
完 成 日	年 月 日		工事番号		施改8・9第7号	
区 画 記 号	園給－ 1		千葉県企業局			
整理番号			施工業者			
所 長	次 長		課 長		設 計	製 図
所 長	次 長		課 長		監 督	製 図

施工ステップ図(6) (参考図)

S = 1 : 400



凡 例


	仮囲い
	場内仮置場
	後行基礎杭撤去範囲

STEP-6
 「後行」基礎杭撤去

工 事 名 称	都計道関連園生給水場4号配水池撤去工事										
図 名	施工ステップ図(6) (参考図)										
図 面 数	37葉中28			縮 尺			1 : 400				
完 成	年 月 日			工事番号			施改8・9第7号				
区 画 記 号	園給－1			千葉県企業局							
整理番号				施工業者							
所 長	次 長			課 長			設 計			製 図	
所 長	次 長			課 長			監 督			製 図	

施工ステップ図(7) (参考図)

S = 1 : 400

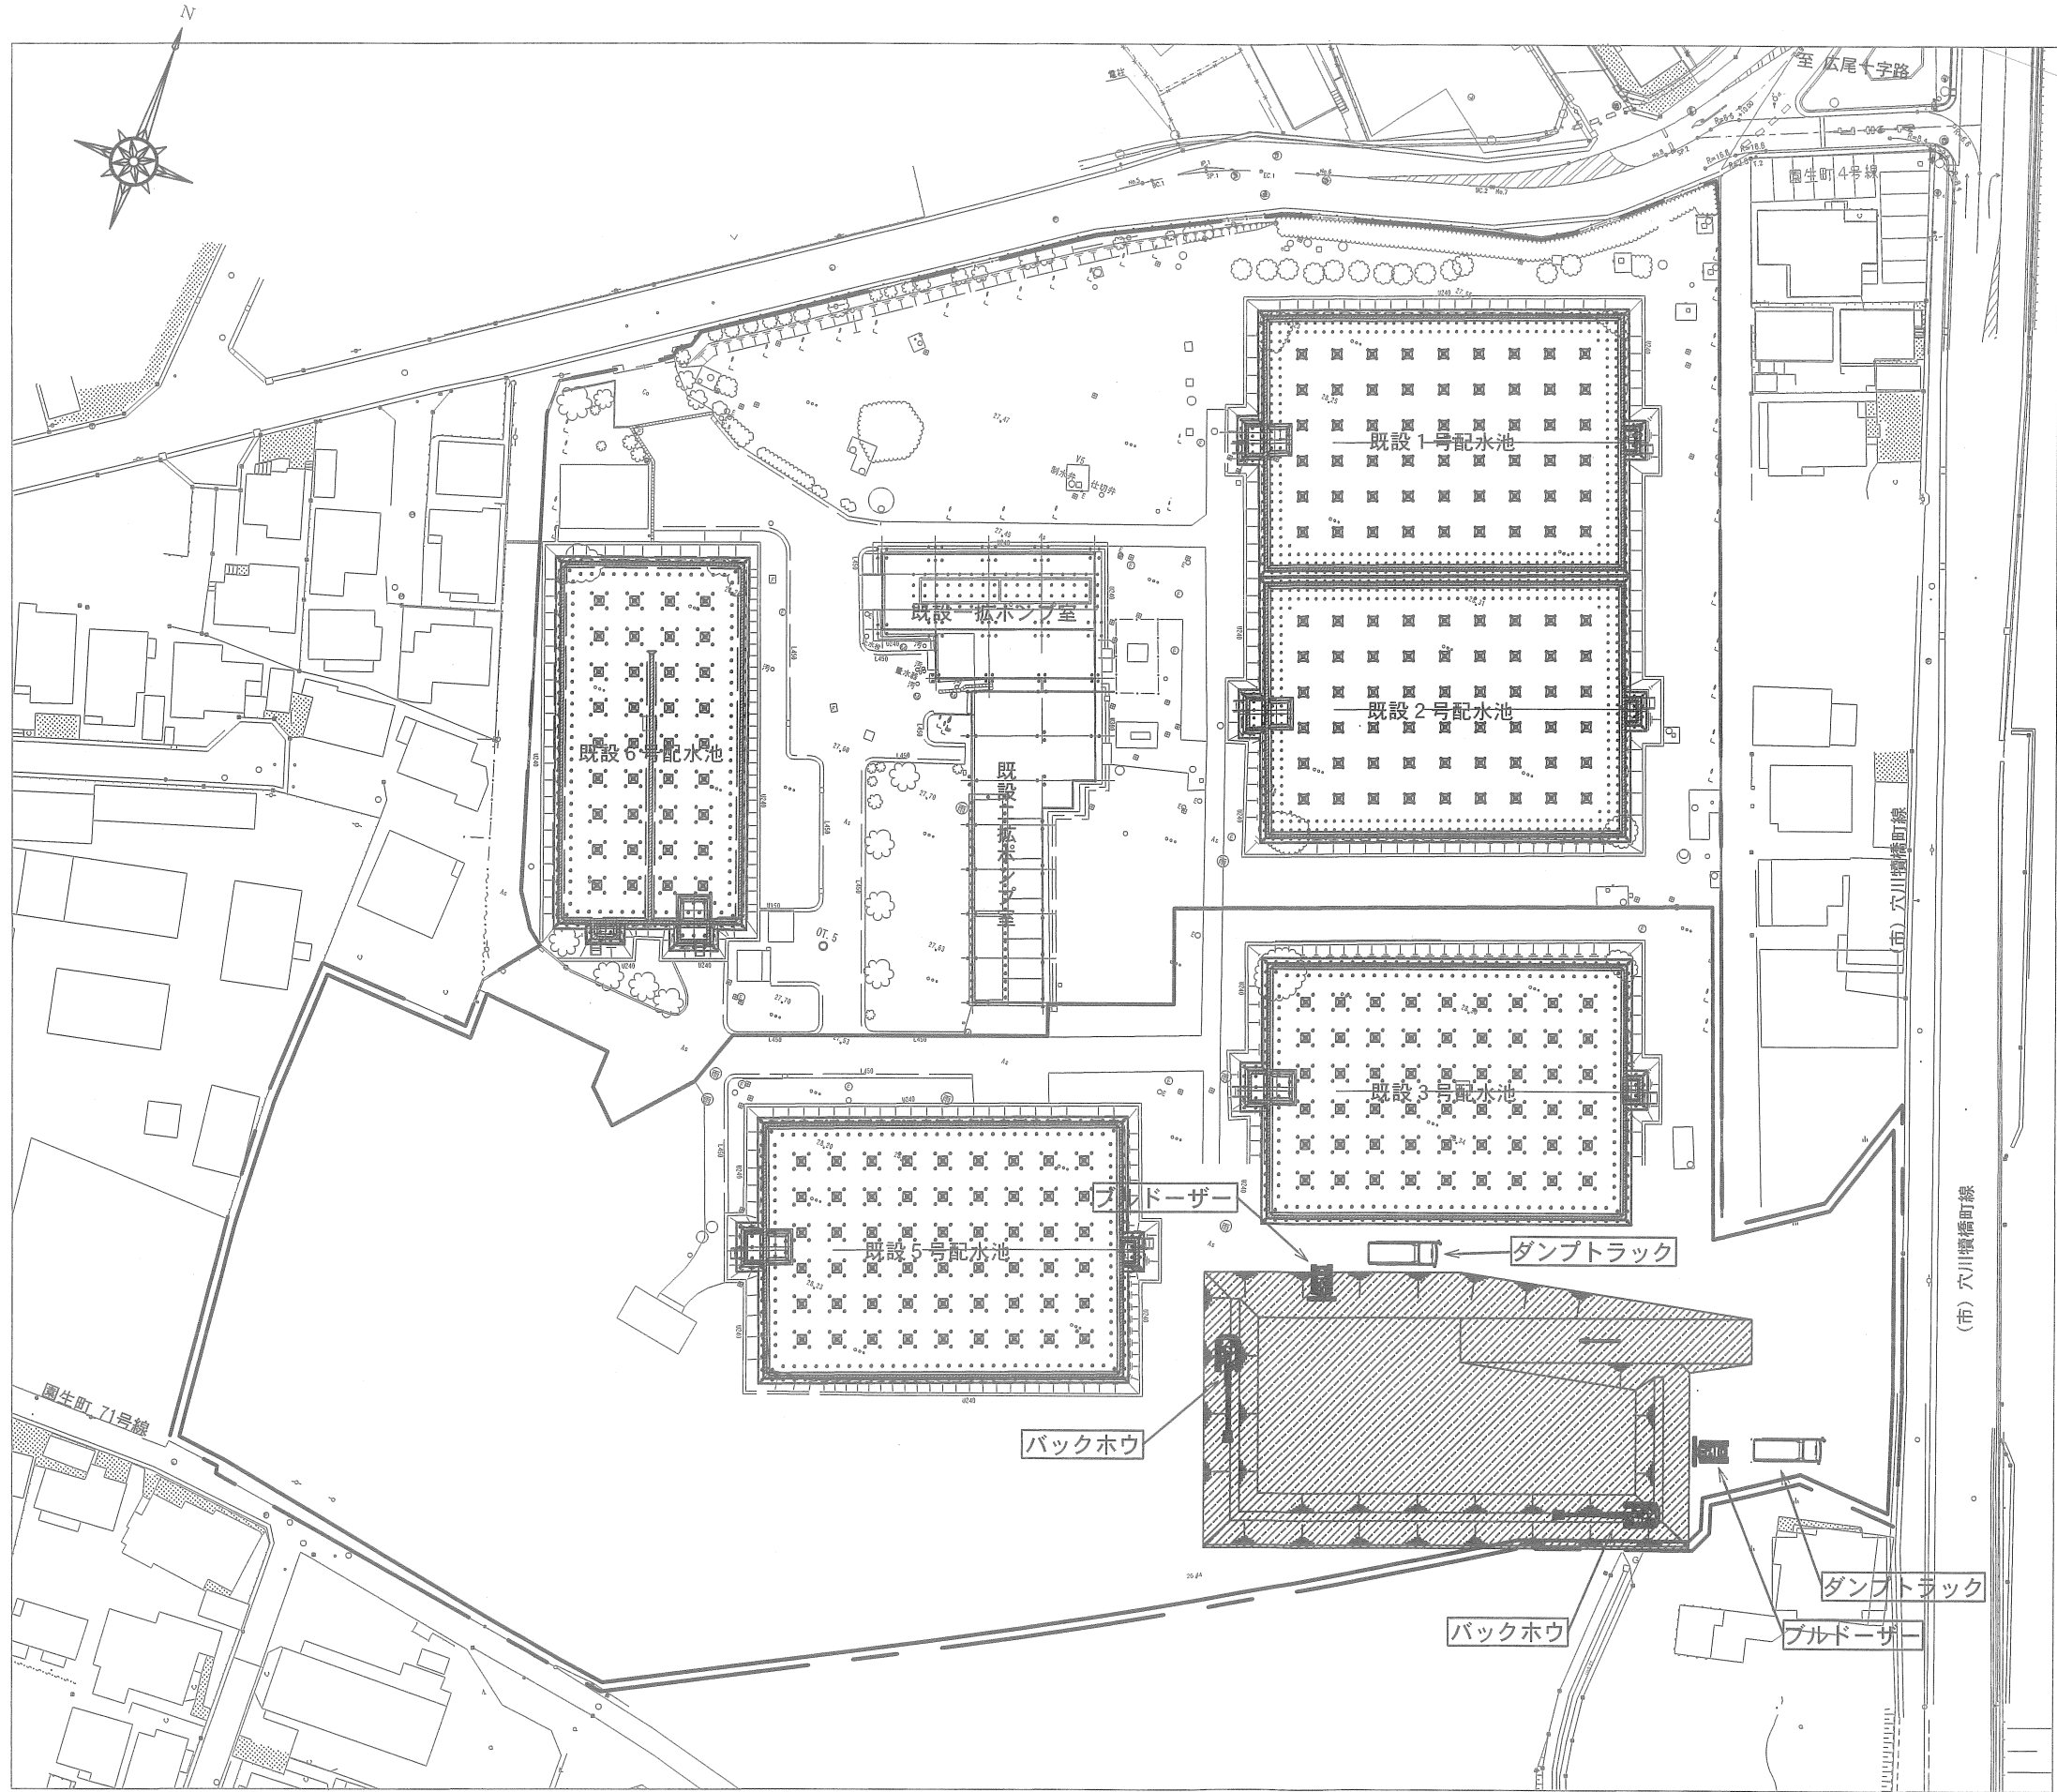

凡 例

- 仮囲い
- 後行埋戻し範囲

STEP-7
 〔後行〕埋戻し

工 名	都計道関連園生給水場4号配水池撤去工事						
図 面 名 称	施工ステップ図(7) (参考図)						
図 枚 面 数	3.7葉中2.9	縮 尺	1:400				
完 成	年 月 日	工事番号	施改8.9第7号				
区 画 記 号	園給-1	千葉県企業局					
整理番号			施工業者				
所 長	次 長		課 長		設 計		製 図
所 長	次 長		課 長		監 督		製 図

仮設計画図(1)(参考図) S=1:400



凡 例

- 仮囲い
- 場内仮置場
- 敷鉄板設置

敷鉄板設置数量

$N = 188 \text{ 枚}$

$A = 188 \text{ 枚} \times (1.524 \text{ m} \times 6.096 \text{ m}) = 1,746.6 \text{ m}^2$

敷鉄板 (22×1,524×6,096)

敷鉄板 STEP-1
覆土掘削

※場内仮置場の詳細については、図面「場内仮置場詳細図(参考図)」を参照。

工 名	都計道関連園生給水場4号配水池撤去工事				
図 名	仮設計画図(1)(参考図)				
図 枚	37葉中30	縮 尺	1:400		
完 成	年 月 日	工事番号	施改8・9第7号		
区 画 記 号	園給－1		千葉県企業局		
整理番号			施工業者		
所長	次長		課長	設計	製図
所長	次長		課長	監督	製図

仮設計画図(2)(参考図) S=1:400



凡 例

- 仮囲い
- 場内仮置場
- 敷鉄板設置済
- 敷鉄板撤去

敷鉄板撤去数量

N=53枚

$A = 53 \text{ 枚} \times (1.524 \text{ m} \times 6.096 \text{ m}) = 492.4 \text{ m}^2$

敷鉄板(22×1,524×6,096)

〔先行〕・・・配水池北側撤去
にかかる施行

〔後行〕・・・配水池南側撤去
にかかる施行

敷鉄板 STEP-2

〔先行〕掘削
(配水池北側)

工 事 名 称	都計道関連園生給水場4号配水池撤去工事								
図 面 名 称	仮設計画図(2)(参考図)								
図 面 枚 数	37葉中31		縮 尺		1:400				
完 成	年 月 日		工事番号		施改8-9第7号				
区 画 記 号	園給-1		千葉県企業局						
整理番号			施工業者						
所 長		次 長		課 長		設 計		製 図	
所 長		次 長		課 長		監 督		製 図	

S = 1 : 400



- | | |
|---|-----------------------|
|  | 仮囲い |
|  | 場内仮置場 |
|  | 敷鉄板設置済 |
|  | 敷鉄板設置・撤去
(先行躯体撤去時) |
|  | 敷鉄板設置・撤去
(杭引抜き時) |

敷鉄板 STEP-3

〔先行〕 躯体撤去
基礎杭撤去

工 名	事 称	都計道開連園生給水場4号配水池撤去工事				
図 名	面 称	仮設計面図(3)(参考図)				
図 枚	面 数	37葉中32	縮 尺		1:400	
完 成		年 月 日	工事番号		施改8・9第7号	
区 画 記 号	園給-1		千葉県企業局			
整理番号			施工業者			
所長	次長		課長		設計	製図
所長	次長		課長		監督	製図

仮設計画図(4)(参考図) S=1:400



凡 例

- 仮囲い
- 場内仮置場
- 敷鉄板設置済
- 敷鉄板設置
- 敷鉄板撤去・設置(転用)

敷鉄板設置数量

$N = 50 \text{ 枚}$
 $A = 47 \text{ 枚} \times (1.524 \text{ m} \times 6.096 \text{ m}) = 436.6 \text{ m}^2$

敷鉄板撤去数量

$N = 3 \text{ 枚}$
 $A = 3 \text{ 枚} \times (1.524 \text{ m} \times 6.096 \text{ m}) = 27.9 \text{ m}^2$

敷鉄板 (22×1,524×6,096)

敷鉄板 STEP-4
〔先行〕埋戻し後
工事用道路切替え準備

工 事 名	都計道関連園生給水場4号配水池撤去工事							
図 面 名	仮設計画図(4)(参考図)							
図 面 数	37葉中33	縮 尺	1:400					
完 成	年 月 日	工事番号	施改8・9第7号					
区 画 記 号	園給－1	千葉県企業局						
整理番号		施工業者						
所 長	次 長		課 長		設 計		製 図	
所 長	次 長		課 長		監 督		製 図	

仮設計画図(5)(参考図)

S = 1 : 400



凡 例

- 仮囲い
- 場内仮置場
- 敷鉄板設置済
- 敷鉄板設置(転用)
- 敷鉄板撤去

敷鉄板設置数量

$N = 18 \text{ 枚}$
 $A = 18 \text{ 枚} \times (1.524 \text{ m} \times 6.096 \text{ m}) = 167.2 \text{ m}^2$

敷鉄板撤去数量

$N = 30 \text{ 枚}$
 $A = 30 \text{ 枚} \times (1.524 \text{ m} \times 6.096 \text{ m}) = 278.7 \text{ m}^2$

敷鉄板 (22×1,524×6,096)

敷鉄板 STEP-5
〔後行〕掘削
工事用道路切替え
〔後行〕躯体撤去
(配水池南側)

工 事 名 称	都計道関連園生給水場4号配水池撤去工事				
図 面 名 称	仮設計画図(5)(参考図)				
図 枚 数	37葉中34		縮 尺		1:400
完 成	年 月 日		工事番号		施改8・9第7号
区 画 記 号	園給-1		千葉県企業局		
整理番号			施工業者		
所 長	次 長		課 長	設 計	製 図
所 長	次 長		課 長	監 督	製 図

仮設計画図(6)(参考図)

S = 1 : 400



凡 例

- 仮囲い
- 場内仮置場
- 敷鉄板設置済
- 敷鉄板撤去
- 敷鉄板設置・撤去

敷鉄板設置・撤去数量

N = 48枚

$A = 48 \text{ 枚} \times (1.524 \text{ m} \times 6.096 \text{ m}) = 445.9 \text{ m}^2$

敷鉄板撤去数量

N = 18枚

$A = 18 \text{ 枚} \times (1.524 \text{ m} \times 6.096 \text{ m}) = 167.2 \text{ m}^2$

敷鉄板 (22×1,524×6,096)


敷鉄板 STEP-6

〔後行〕基礎杭撤去

工 事 名 称	都計道関連園生給水場4号配水池撤去工事					
図 面 名 称	仮設計画図(6)(参考図)					
図 面 数	37葉中35		縮 尺		1:400	
完 成	年 月 日		工事番号		施改8・9第7号	
区 画 記 号	園給－1		千葉県企業局			
整理番号			施工業者			
所 長	次 長		課 長		設 計	製 図
所 長	次 長		課 長		監 督	製 図

仮設計画図(7)(参考図)

S = 1 : 400

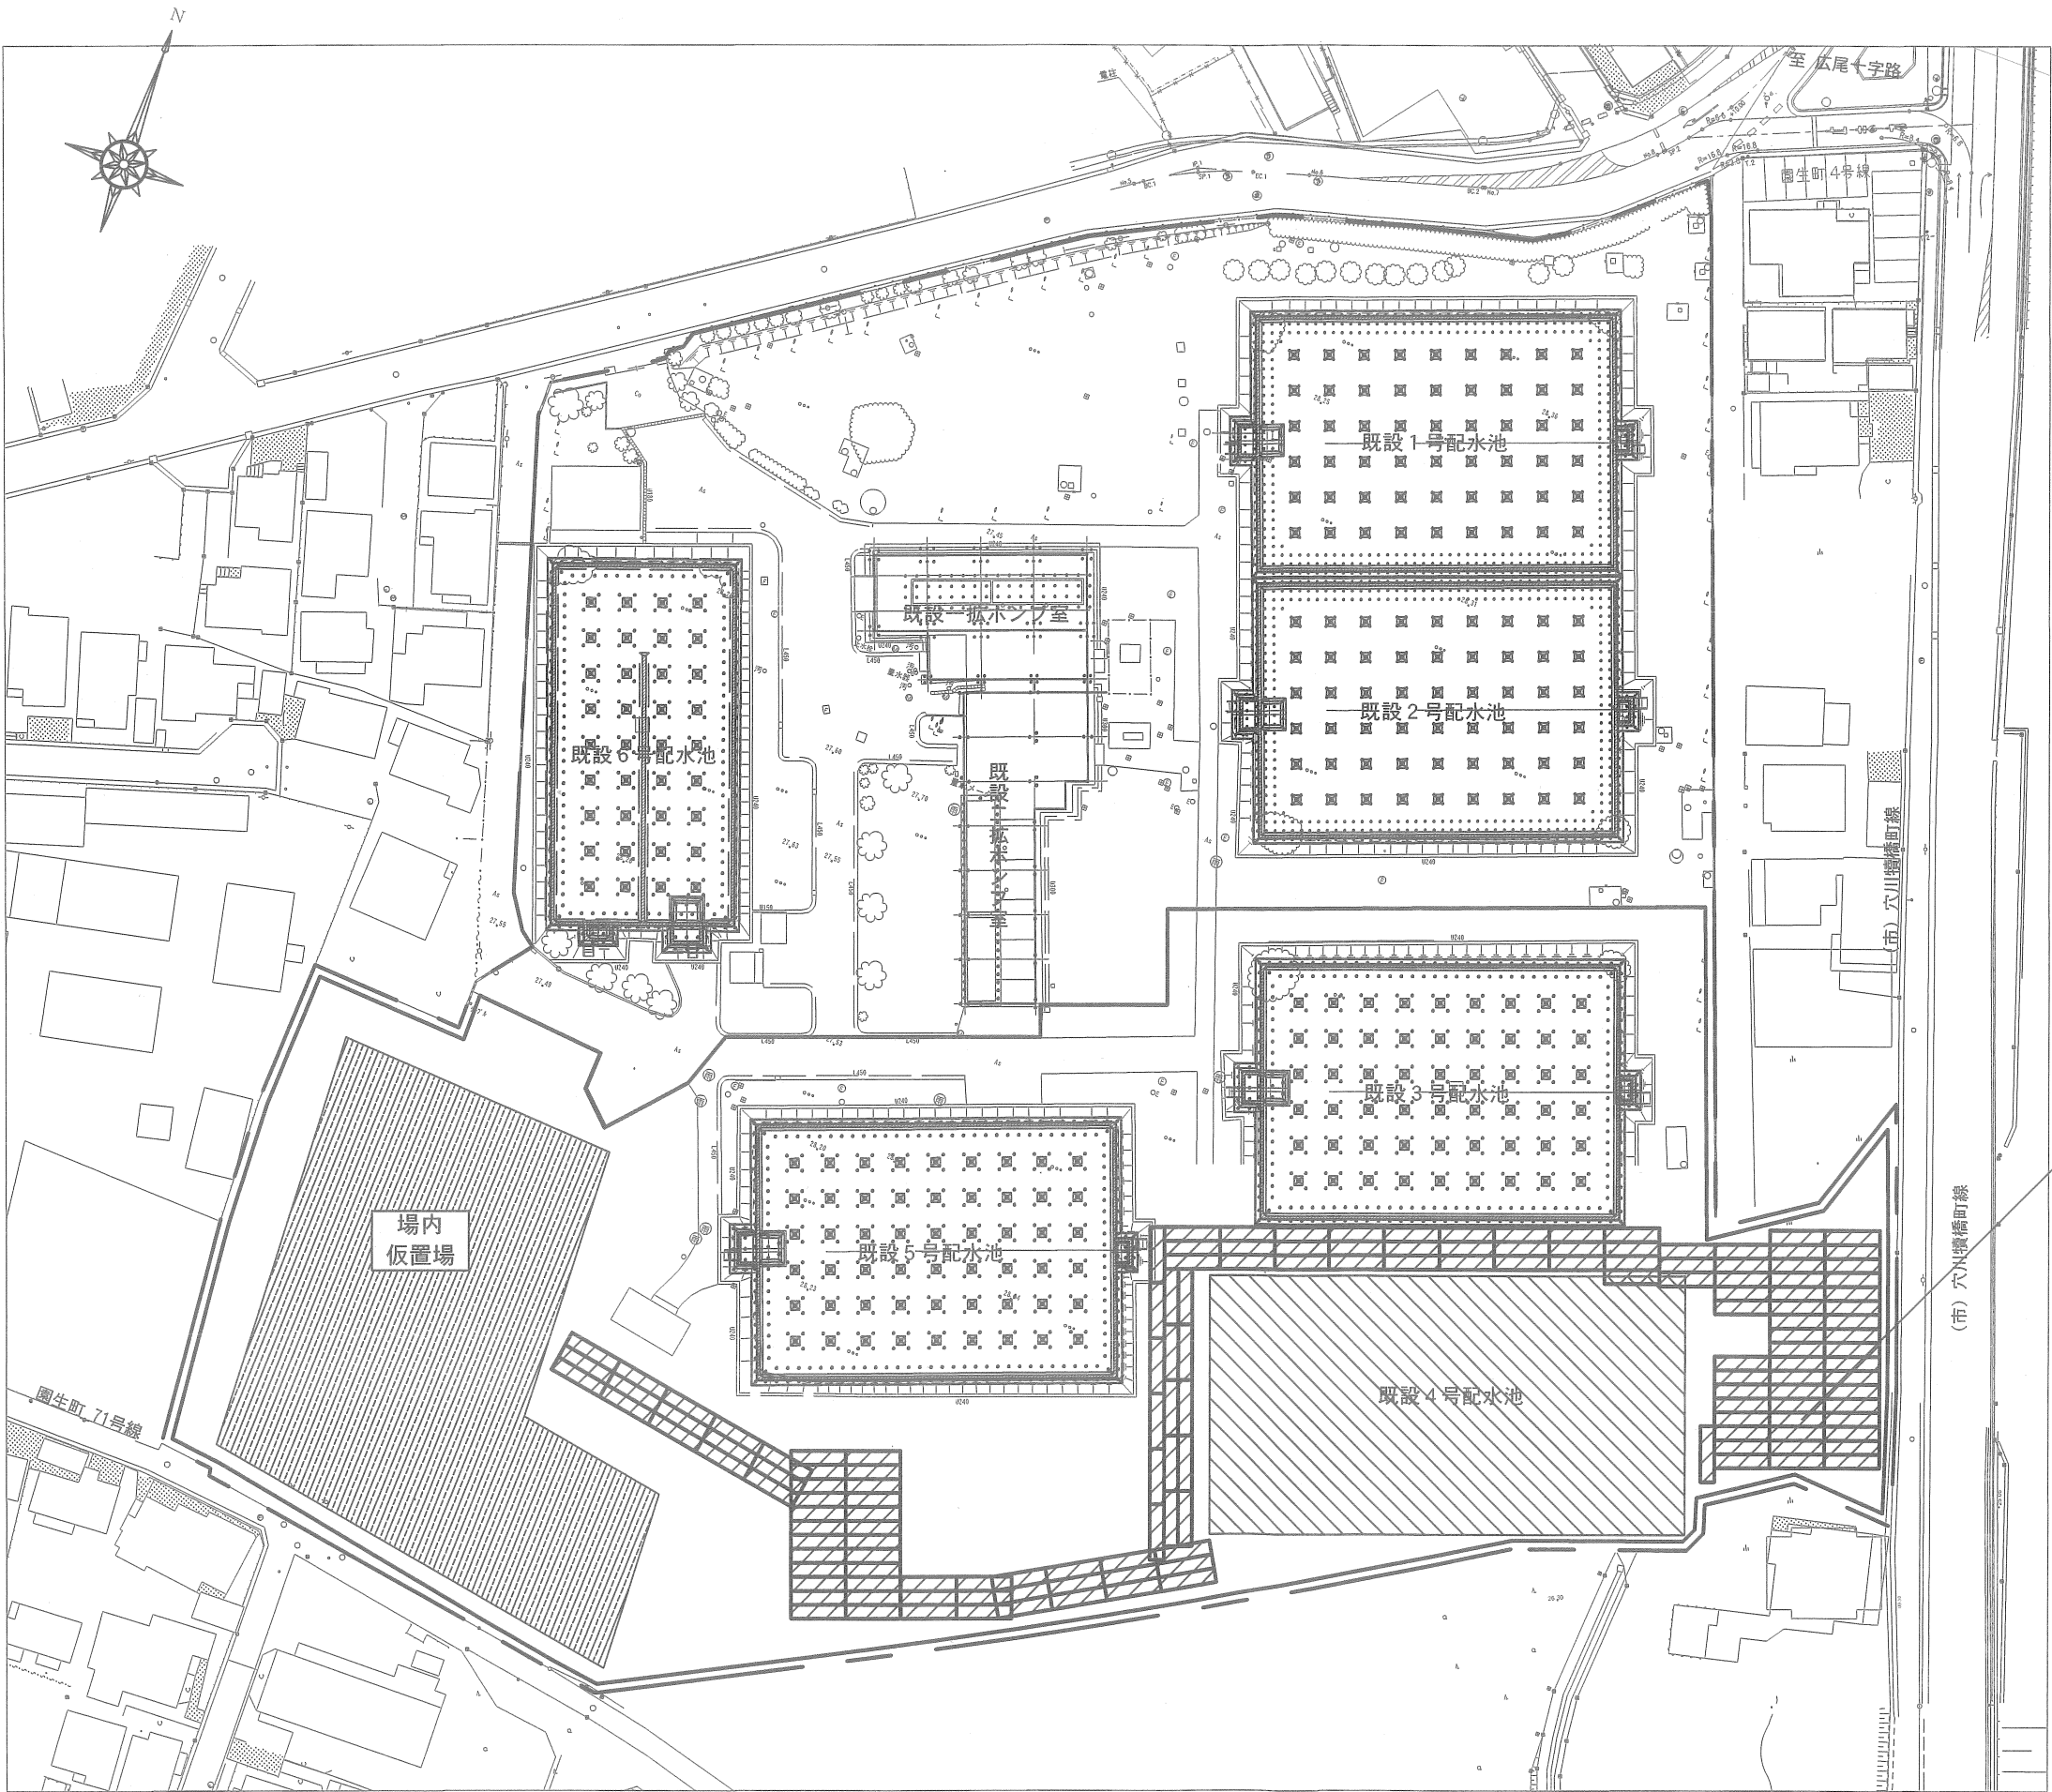

凡 例

- 仮囲い
- 場内仮置場
- 敷鉄板撤去
- 埋戻し範囲

敷鉄板撤去数量

$N = 152 \text{ 枚}$

$A = 152 \text{ 枚} \times (1.524 \text{ m} \times 6.096 \text{ m}) = 1412.1 \text{ m}^2$

敷鉄板 (22×1, 524×6, 096)


敷鉄板 STEP-7
〔後行〕埋戻し
工事用道路撤去

工 事 名 称	都計道関連園生給水場4号配水池撤去工事					
図 面 名 称	仮設計画図(7)(参考図)					
図 枚 数	37葉中36		縮 尺		1:400	
完 成	年 月 日		工事番号		施改8-9第7号	
区 画 記 号	園給－1		千葉県企業局			
整理番号			施工業者			
所 長	次 長		課 長		設 計	製 図
所 長	次 長		課 長		監 督	製 図

場内仮置場詳細図 (参考図)


S = 1 : 200

平面図

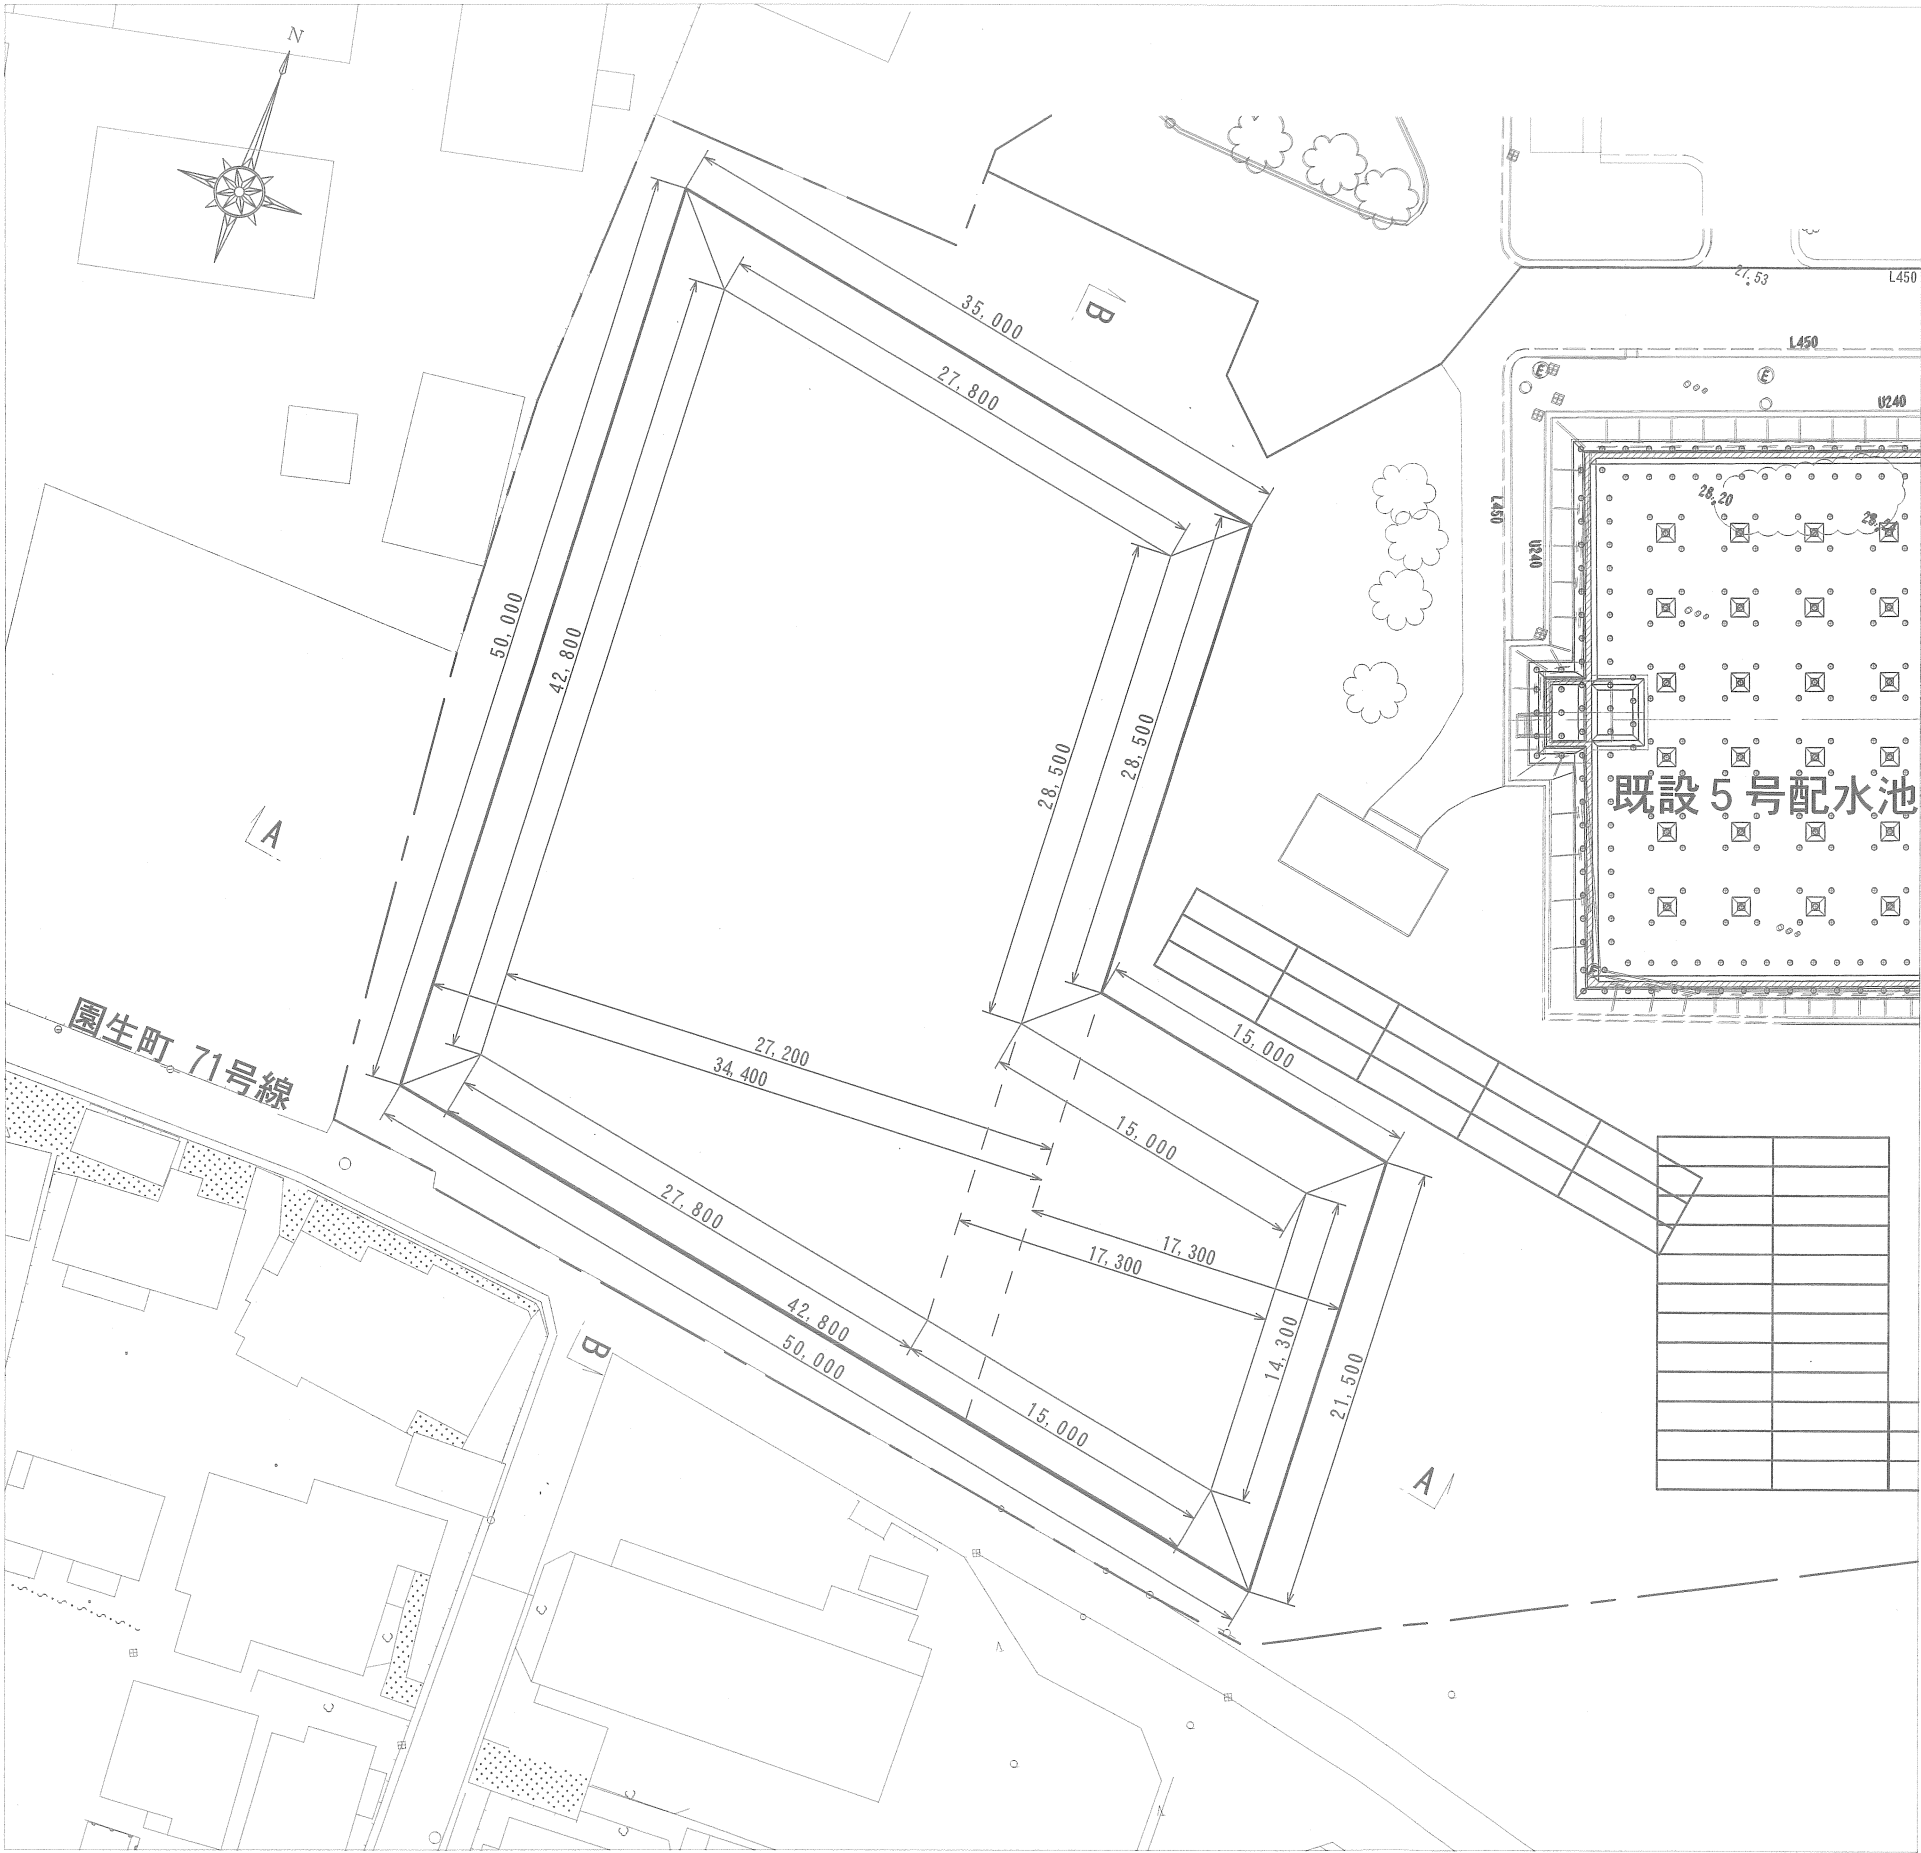


断面図

A - A

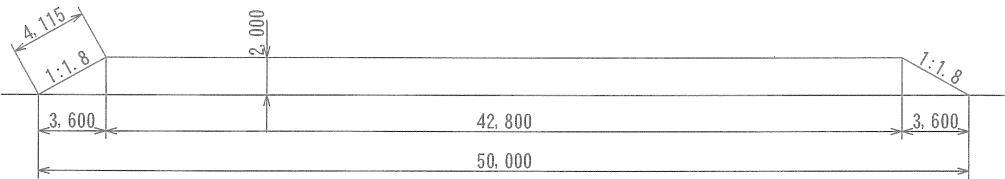

B - B

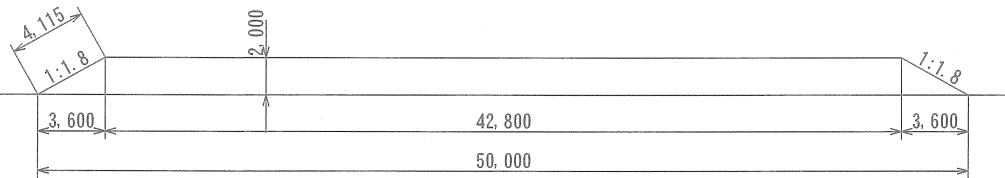

工 名	都計道関連園生給水場4号配水池撤去工事				
図 名	場内仮置場詳細図 (参考図)				
図 枚	37葉中37	縮尺	1:400		
完 成	年月日	工事番号	施改8・9第7号		
区 画 記 号	園給-1	千葉県企業局			
整理番号		施工業者			
所 長	次 長	課 長	設 計	製 図	
所 長	次 長	課 長	監 督	製 図	