


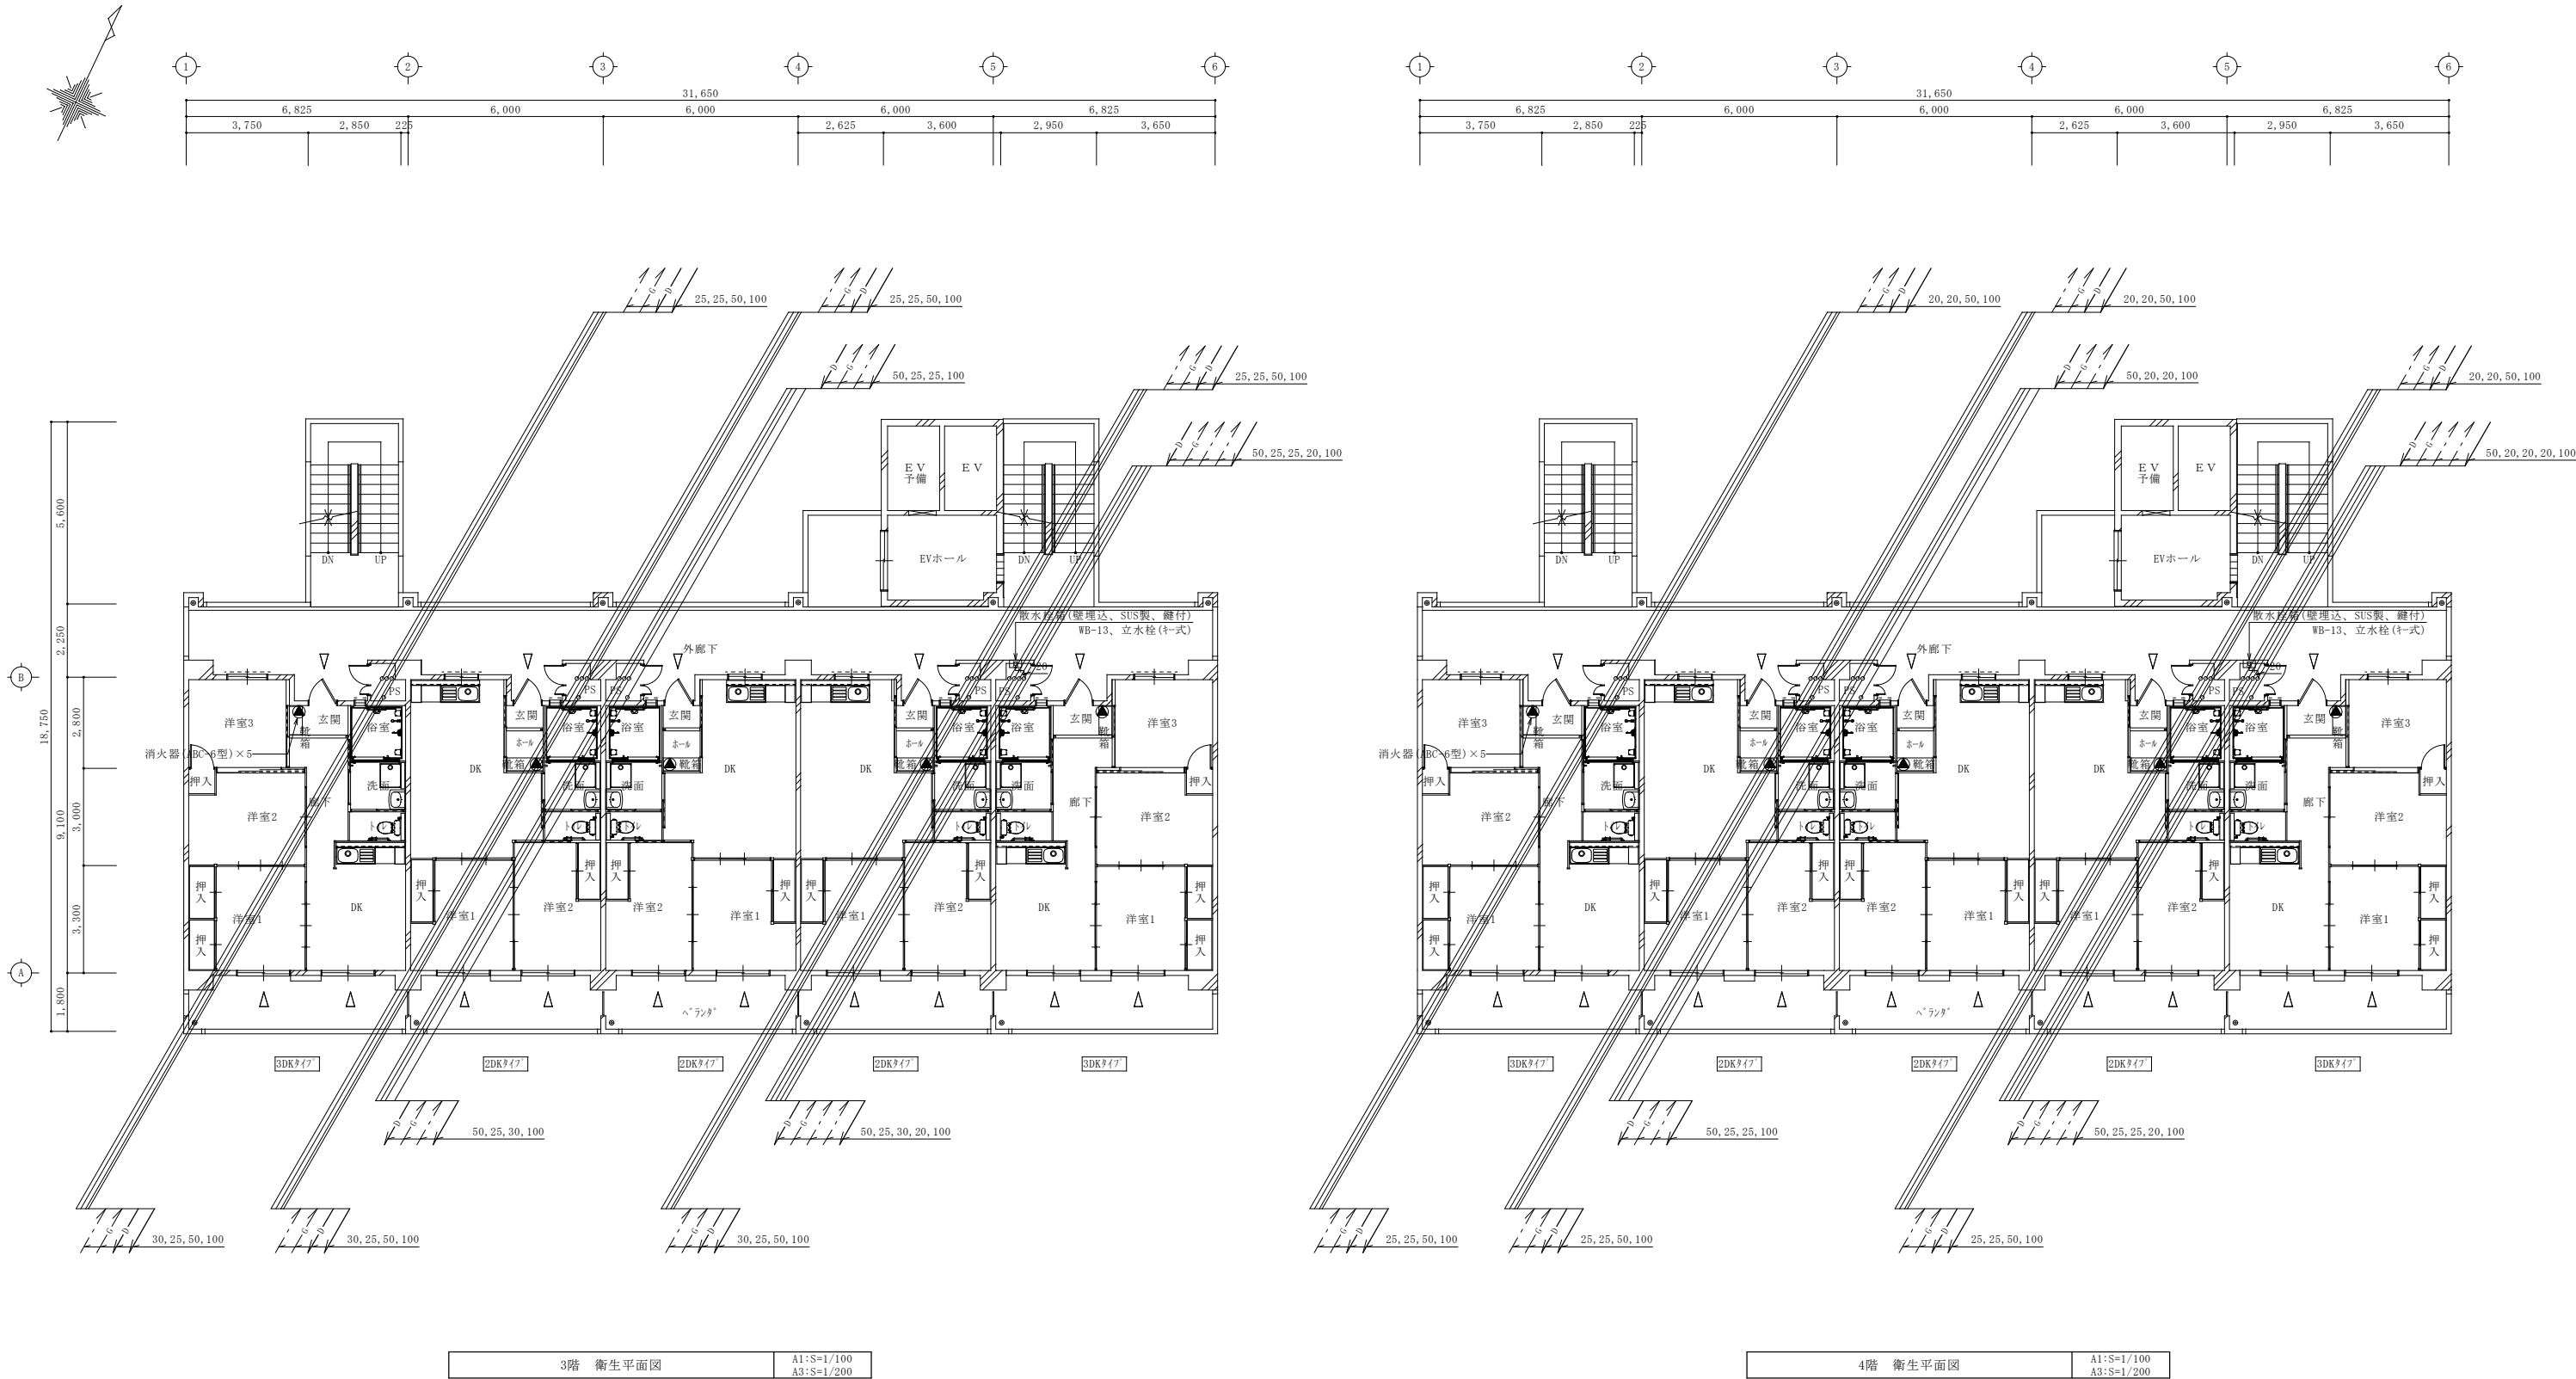

注記

- 専用配管
(1)排水管、給水管、給湯管、ガス管はコンクリート内に埋め込まない（サヤ管を除く）。
(2)排水管にたわみ防止、抜け防止措置を施し、内面に継手により高低差を生じないこと。
(3)地中埋設管の上部にコンクリートが打設されていないこと（大走り等を除く）。
(4)排水管、給水管、給湯管、ガス管が他の住戸専用部に設置されていないこと。
(5)給水管、給湯管、ガス管の明記なき配管径は20Aとする。
- 共用配管
(1)排水管、給水管、給湯管、ガス管はコンクリート内に埋め込まない。
(2)排水管にたわみ防止、抜け防止措置を施し、内面に継手により高低差を生じないこと。
(3)地中埋設管の上部にコンクリートが打設されていないこと（大走り等を除く）。
(4)排水管横主管には15m以内ごとに清掃に支障のないような位置に掃除口を設ける。

工事名称	上原市営住宅再整備工事（A棟・電気・機械）	工事年度	令和 8 年度	
			図面名称 3・4階 衛生平面図	
工事場所	沖縄県宮古島市平良字西仲宗根745-29	縮尺	A1:S=1/100, A3:S=1/200	
			図面番号 M - 12	
発注機関	宮古島市役所 建設部 建築課	名称	有限会社 シモヤマ設計	
			資格者氏名 下地 正彦	
概要	管理建築士 設 計 製 図	計 登 録 番 号	一級建築士 第212233号	
			所 在 地 沖縄県宮古島市平良字東仲宗根 243-2	