


案内図 S=1:5,000



工事箇所
松戸市稔台7丁目62番地先



管網図 S=1:2,500

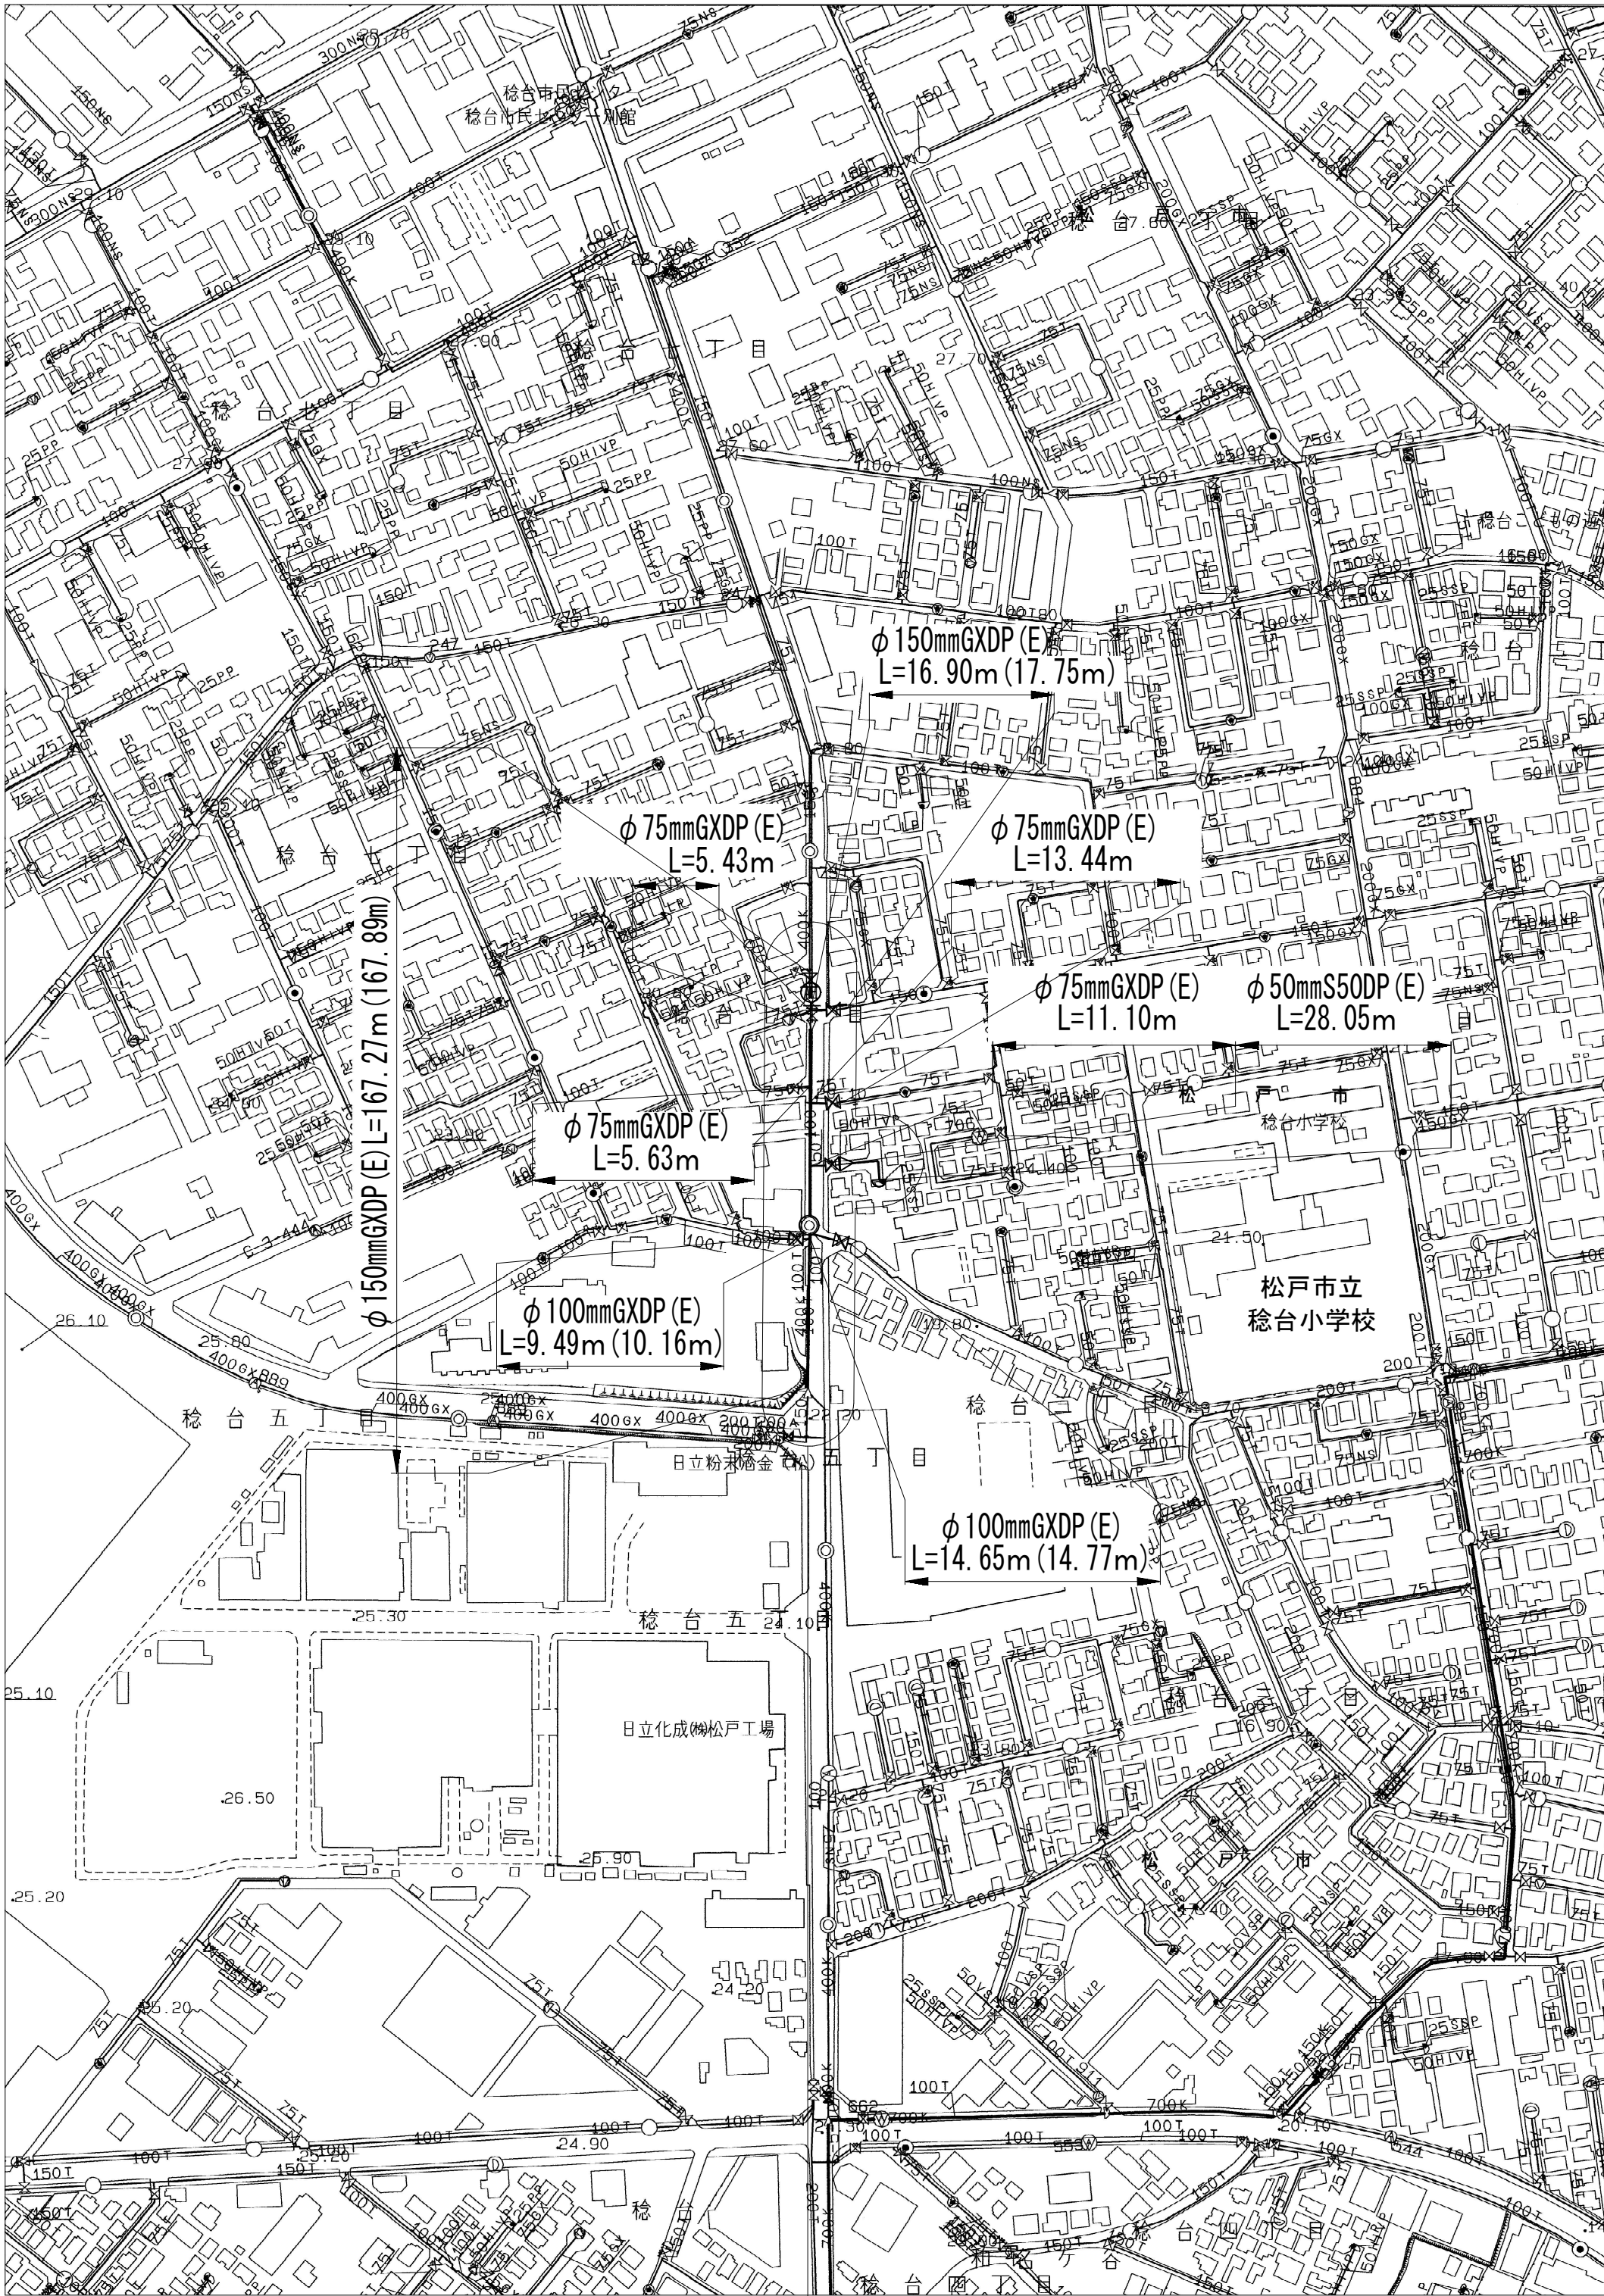

工事箇所 (C- 4-14)
松戸市稔台7丁目62番地先

 


図 面 目 次	
20 葉中 1	案内図・管網図
20 葉中 2	布設集計表
20 葉中 3	平面図 (1/2)
20 葉中 4	平面図 (2/2)
20 葉中 5	単独撤去平面図
20 葉中 6	残置箇所平面図・残置管内充填処理参考図
20 葉中 7	横断面図 (1/2)
20 葉中 8	横断面図 (2/2)
20 葉中 9	路面復旧図
20 葉中 10	配管参考図 (1/6)
20 葉中 11	配管参考図 (2/6)
20 葉中 12	配管参考図 (3/6)
20 葉中 13	配管参考図 (4/6)
20 葉中 14	配管参考図 (5/6)
20 葉中 15	配管参考図 (6/6)
20 葉中 16	付帯工平面図
20 葉中 17	付帯工構造図 (1/2)
20 葉中 18	付帯工構造図 (2/2)
20 葉中 19	給水切替平面図
20 葉中 20	給水切替一覧表

占用許可番号	許可年月日

浅層埋設

工 事 名 称	松戸市稔台7丁目62番地先 配水管整備工事		
図 面 名 称	案内図・管網図		
図 面 枚 数	20 葉中 1	縮 尺	図 示
完 成 日	年 月 日	工事番号	水市8・9第7号
区 画 記 号	C - 4	千葉県企業局	
整理番号		施工業者	
所 長	次 長	課 長	設 計
所 長	次 長	課 長	監 督
			製 図
			製 図

布設集計表 S=NONE


施工総延長	施工 形態	布 設 工			新設管 土被り	撤 去 工			既設管 土被り	鋪 装 種 別	埋 戻 材 料	掘 削 形 態	仕 切 弁		消 火 栓		排 水 栓		備 考						
		布設工	管 種	延 長		口 径	管 種	延 長					設 置	撤 去	設 置	撤 去	設 置	撤 去							
φ50施工 φ50mmS50DP(E)布設工 L=28.05m φ50mmHIVP撤去工 L=28.05m	屋 間	B	S50DP	28.05	0.80	50	HIVP	28.05	0.80	B	改良土	機械	—	—	—	—	—	—	栓設置工（土工事なし）	φ50S50DP-1					
																								排水施設設置工	φ25 -1
																								排水施設撤去工	φ25 -1
φ75施工 φ75mmGXDP(E)布設工 L=35.60m φ50mmTDP撤去工 L=11.10m φ75mmTDP撤去工 L=17.86m φ75mmGXDP撤去工 L=5.11m φ75mmTDP単独撤去工 L= 2.91m	屋 間	A 1	GXDP	5.10	1.10	50	TDP	5.10	1.20	A	改良土	機械	1 (SS) ②淺 1 (R) ②淺 φ75 1 (JIS) (緑石有)	φ50 1 (SS) (緑石無) φ75 1 (JIS) (緑石有)	—	—	—	—	栓取外し連絡工（土工事なし）	φ75GXDP -1					
	屋 間	A 2	GXDP	1.80	1.10	75	TDP	1.80	1.20	A	改良土	機械							仮配管取外し連絡工（土工事なし）	φ75GXDP -1					
	屋 間	A 3	GXDP	3.27	1.10	75	TDP	3.27	1.20	A	改良土	機械							仮配管取外し連絡工（土工事なし）	φ75TDP -1					
	屋 間	A 4	GXDP	2.39	1.00	—	—	—	—	A	改良土	機械							フランジ蓋設置工	φ75 -1（C復旧）（DP=0.80m）					
	屋 間	A 5	GXDP	1.14	1.00	75	TDP	1.14	1.20	A	改良土	機械							GX形移動防止金具設置工（仮配管時施工済）	φ75GXDP -3					
	屋 間	B 1	GXDP	1.39	1.20	50	TDP	1.39	0.80	B	改良土	機械													
	屋 間	B 2	GXDP	2.44	0.80	50	TDP	2.44	0.80	B	改良土	機械													
	屋 間	B 3	GXDP	3.79	0.80	75	TDP	3.79	1.20	B	改良土	機械													
	屋 間	B 4	GXDP	2.05	1.30	—	—	—	—	B	改良土	機械													
	屋 間	B 5	GXDP	0.80	1.30	75	TDP	0.80	1.20	B	改良土	機械													
	屋 間	C	GXDP	5.11	1.20	75	GXDP	5.11	0.80	C	改良土	機械													
	屋 間	E 1	GXDP	4.15	1.20	75	TDP	4.15	0.80	E	改良土	機械													
	屋 間	E 2	GXDP	2.17	1.20	50	TDP	2.17	0.80	E	改良土	機械													
	屋 間	A 単独撤去工				75	TDP	1.76	1.20	A	改良土	機械													
	屋 間	B 単独撤去工				75	TDP	1.15	1.20	B	改良土	機械													
φ100施工 φ100mmGXDP(E)布設工 L=24.14m(24.93m) φ100mmTDP撤去工 L=24.14m	屋 間	A 1	GXDP	6.98	1.10	100	TDP	6.98	1.20	A	改良土	機械	2 (R) ②淺	2 (JIS) (緑石無)	—	—	—	—	栓取外し連絡工（土工事なし）	φ100TDP -1					
	屋 間	A 2	GXDP	1.61	1.00	100	TDP	1.61	1.20	A	改良土	機械							仮配管取外し連絡工（土工事なし）	φ100TDP -1					
	屋 間	A 伏越工	GXDP	3.37(3.64)	1.76	100	TDP	3.37	1.00	A	改良土	機械							仮設不断水止水栓（残置）（仮配管時施工済）	φ100TDP -1					
	屋 間	B 1	GXDP	4.68	0.80	100	TDP	4.68	0.70	B	改良土	機械							フランジ蓋設置工	φ75 -1（B復旧）（DP=1.20m）					
	屋 間	B 2	GXDP	2.11	1.00	100	TDP	2.11	1.20	B	改良土	機械							離脱防止金具設置工（仮配管時施工済）	φ100TDP -5					
	屋 間	B 3	GXDP	0.25	1.20	100	TDP	0.25	1.20	B	改良土	機械							耐摩板巻付け工	φ100GXDP-2					
	屋 間	B 1 伏越工	GXDP	0.96(1.36)	1.76	100	TDP	0.96	0.80	B	改良土	機械													
	屋 間	B 2 伏越工	GXDP	4.18(4.30)	1.20	100	TDP	4.18	1.20	B	改良土	機械													
φ150施工 φ150mmGXDP(E)布設工 L=184.17m(185.64m) φ100mmTDP撤去工 L=154.93m φ150mmTDP撤去工 L= 29.47m φ100mmTDP単独撤去工 L= 54.42m φ400mmKDP単独撤去工 L=179.30m φ400mmKDPエアミルク充填工 L= 3.00m	屋 間	A 1	GXDP	100.51	1.10	100	TDP	100.51	1.20	A	改良土	機械	2 (R) ②淺	φ150 3 (JIS) (緑石無)	1 (単口) (RV) ②淺 1 (空気弁付) (RV) ②淺	φ400 1 (双口) (角形) (単独)	—	—	栓取外し連絡工（土工事なし）	φ150GXDP-1					
	屋 間	A 2	GXDP	13.26	1.10	150	TDP	13.26	1.20	A	改良土	機械							栓取外し連絡工（土工事なし）	φ150TDP -2					
	屋 間	A 3	GXDP	49.43	1.10	—	—	—	—	A	改良土	機械							GX形更新連絡管分岐側弁撤去工（土工事なし）	φ100-1					
	屋 間	A 4	GXDP	1.67	1.30	150	TDP	1.67	1.20	A	改良土	機械							GX形更新連絡管分岐側閉塞栓設置工	φ100-1（E復旧）（DP=1.20m）					
	屋 間	A 1 伏越工	GXDP	1.97(2.59)	1.85	—	—	—	—	A	改良土	機械							仮設不断水止水栓（残置）（仮配管時施工済）	φ150TDP -2					
	屋 間	A 2 伏越工	GXDP	4.42(4.78)	1.97	150	TDP	4.42	1.20	A	改良土	機械							仮設不断水止水栓撤去工（土工事なし）	φ100TDP -1					
	屋 間	B	GXDP	8.95	0.80	150	TDP	8.95	1.20	B	改良土	機械							フランジ蓋設置工	φ100-1（A復旧）（DP=1.20m）					
	屋 間	B 伏越工	GXDP	1.17(1.66)	1.97	150	TDP	1.17	1.20	B	改良土	機械							フランジ蓋設置工	φ100-1（B復旧）（DP=1.20m）					
	屋 間	E	GXDP	2.79	1.20	—	—	—	—	E	改良土	機械							離脱防止金具設置工（仮配管時施工済）	φ150TDP -4					
	屋 間	A 1 単独撤去工				100	TDP	1.35	1.20	A	改良土	機械							単独栓設置工	φ400KDP -1（D復旧）（DP=1.50m）					
	屋 間	D 1 単独撤去工				100	TDP	40.12	1.20	—	—	—							仮設不断水止水栓設置工（残置）	φ400KDP -1（D復旧）（DP=1.50m）					
	屋 間	E 1 単独撤去工				100	TDP	12.95	1.20	—	—	—							仮設不断水止水栓撤去工（土工事なし）	φ400KDP -1					
	屋 間	A 2 単独撤去工				400	KDP	15.36	1.50	A	改良土	機械							二つ割特殊押輪設置工	φ400KDP -2（D復旧）（DP=1.50m）					
	屋 間	D 2 単独撤去工				400	KDP	109.34	1.50	D	改良土	機械							仕切弁筐設置・撤去工（土工事なし）	φ150 -1（再利用）					
	屋 間	E 2 単独撤去工				400	KDP	48.96	1.50	E	改良土	機械							消火栓室設置・撤去工（土工事なし）	φ150 -1（再利用）					
	屋 間	E 3 単独撤去工				400	KDP	5.64	1.50	E	改良土	機械							管閉塞工	φ400KDP -2（D復旧）（DP=1.50m）					
	屋 間	エアミルク充填工				400	KDP	3.00	—	—	—	—							吊り防護工	φ150GXDP -4（DP=1.20m）					

- ※ 管被覆工
管路鑄鉄管部ポリエチレンスリーブ被覆工。
F付T字管フランジ部ポリエチレンスリーブ被覆工。
不断水連絡箇所 ポリエチレンスリーブ被覆工。
- ※ 明示シート敷設工
管路全線路盤下に明示シート敷設工。
- ※ 仕切弁、消火栓
仕切弁(R)は、GX形更新連絡管とする。
消火栓は、カラー鉄蓋とする。
- ※ φ75施工のA 3、A 5、B 3、B 5布設工は掘削幅 0.8m。
- ※ φ150施工のD 1、E 1 単独撤去工は、D 2、E 2 単独撤去工と同穴施工。
- ※ 吊り防護工はφ150施工のE 3 単独撤去工の堀山で施工。

浅層埋設



工 事 名 称	松戸市糺台7丁目62番地先 配水管整備工事				
図 面 名 称	布設集計表				
図 面 枚 数	20 葉 中 2	縮 尺	NONE		
完 成 日 期	年 月 日	工事番号	水市8・9第7号		
区 画 記 号	C - 4	千葉県企業局			
整理番号		施工業者			
所長	次長	課長	設計	製図	
所長	次長	課長	監督	製図	

平面图(1/2) S=1:500

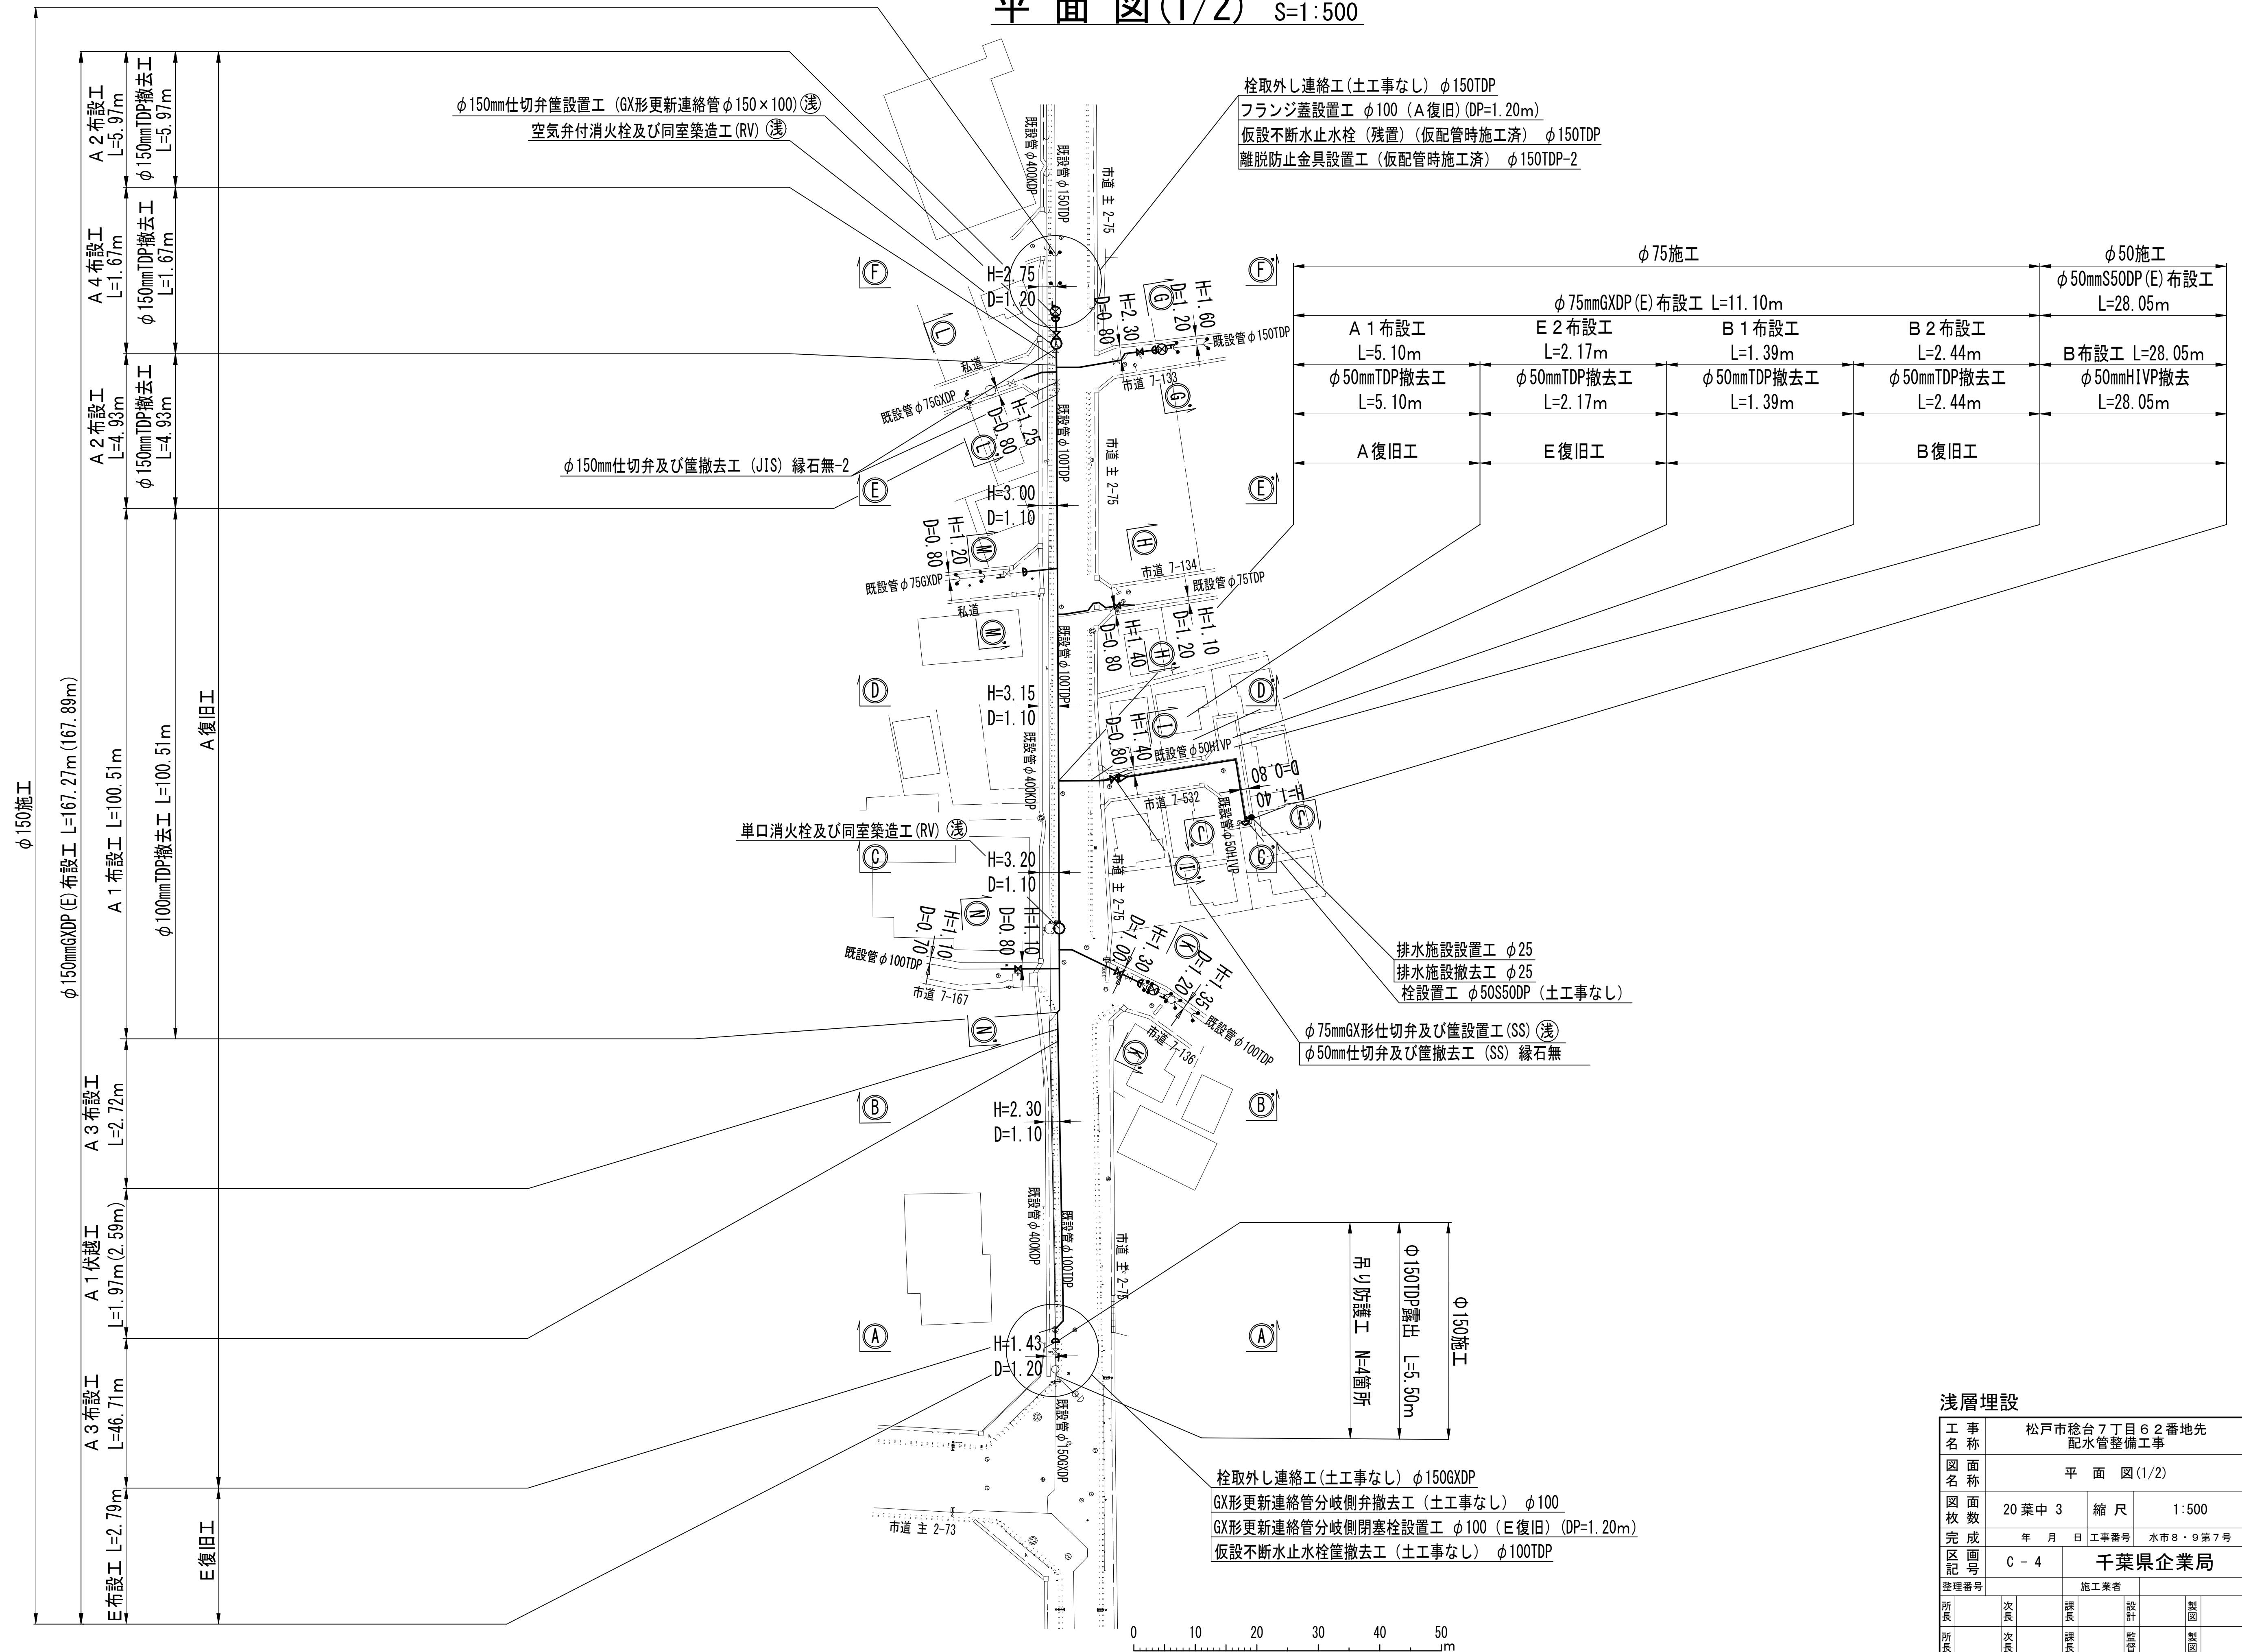


浅層埋設							
工 事 名 称		松戸市稔台7丁目6番地先 配水管整備工事					
図 面 名 称		平 面 図 (1/2)					
図 面 数		20 葉 中 3		縮 尺		1:500	
完 成 区 画 区 画		年 月 日		工事番号		水市8・9第7号	
C - 4		千葉県企業局					
整理番号				施工業者			
所長	次長	課長	設計	製図			
所長	次長	課長	監督	製図			

平面図(2/2) S=1:500

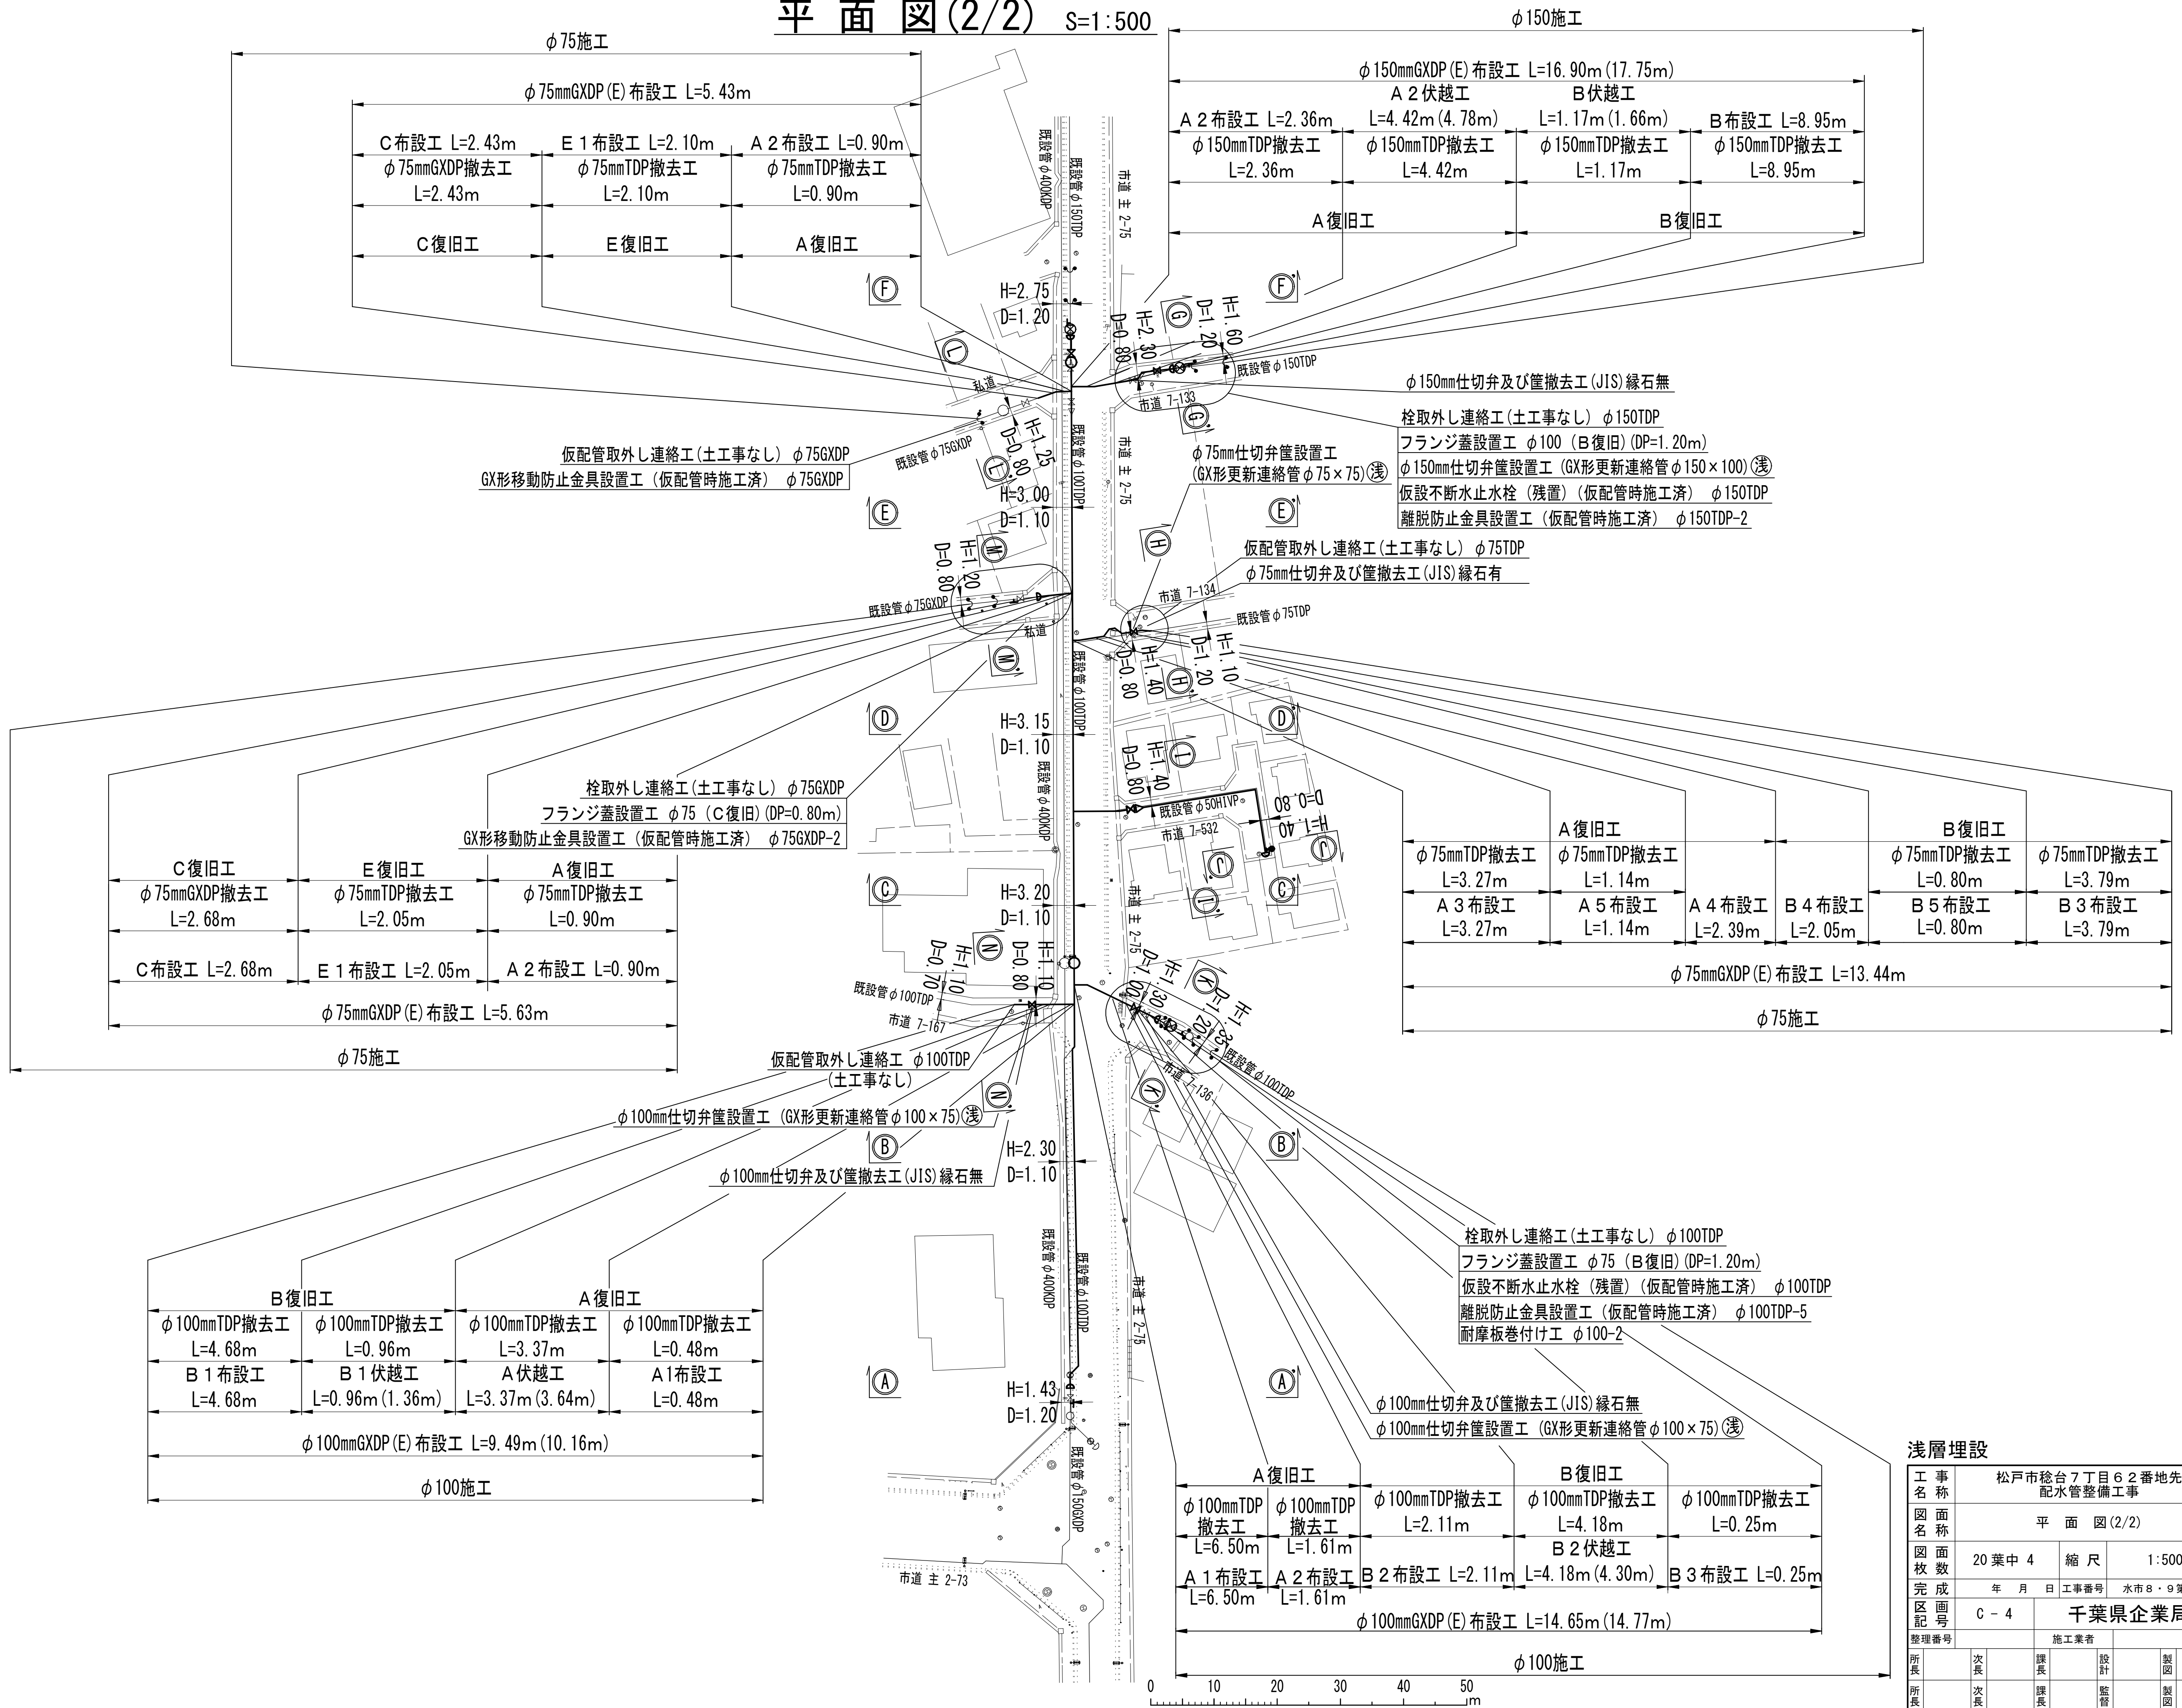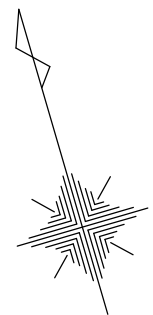

浅層埋設				
工 事 名	松戸市杵台7丁目62番地先 配水管整備工事			
図 面 名	平 面 図 (2/2)			
図 面 枚 数	20 葉 中 4	縮 尺	1:500	
完 成 日	年 月 日	工事番号	水市8・9第7号	
区 画 記 号	C - 4	千葉県企業局		
整理番号		施工業者		
所長	次長	課長	設計	製図
所長	次長	課長	監督	製図



単独撤去平面図 S=1:500

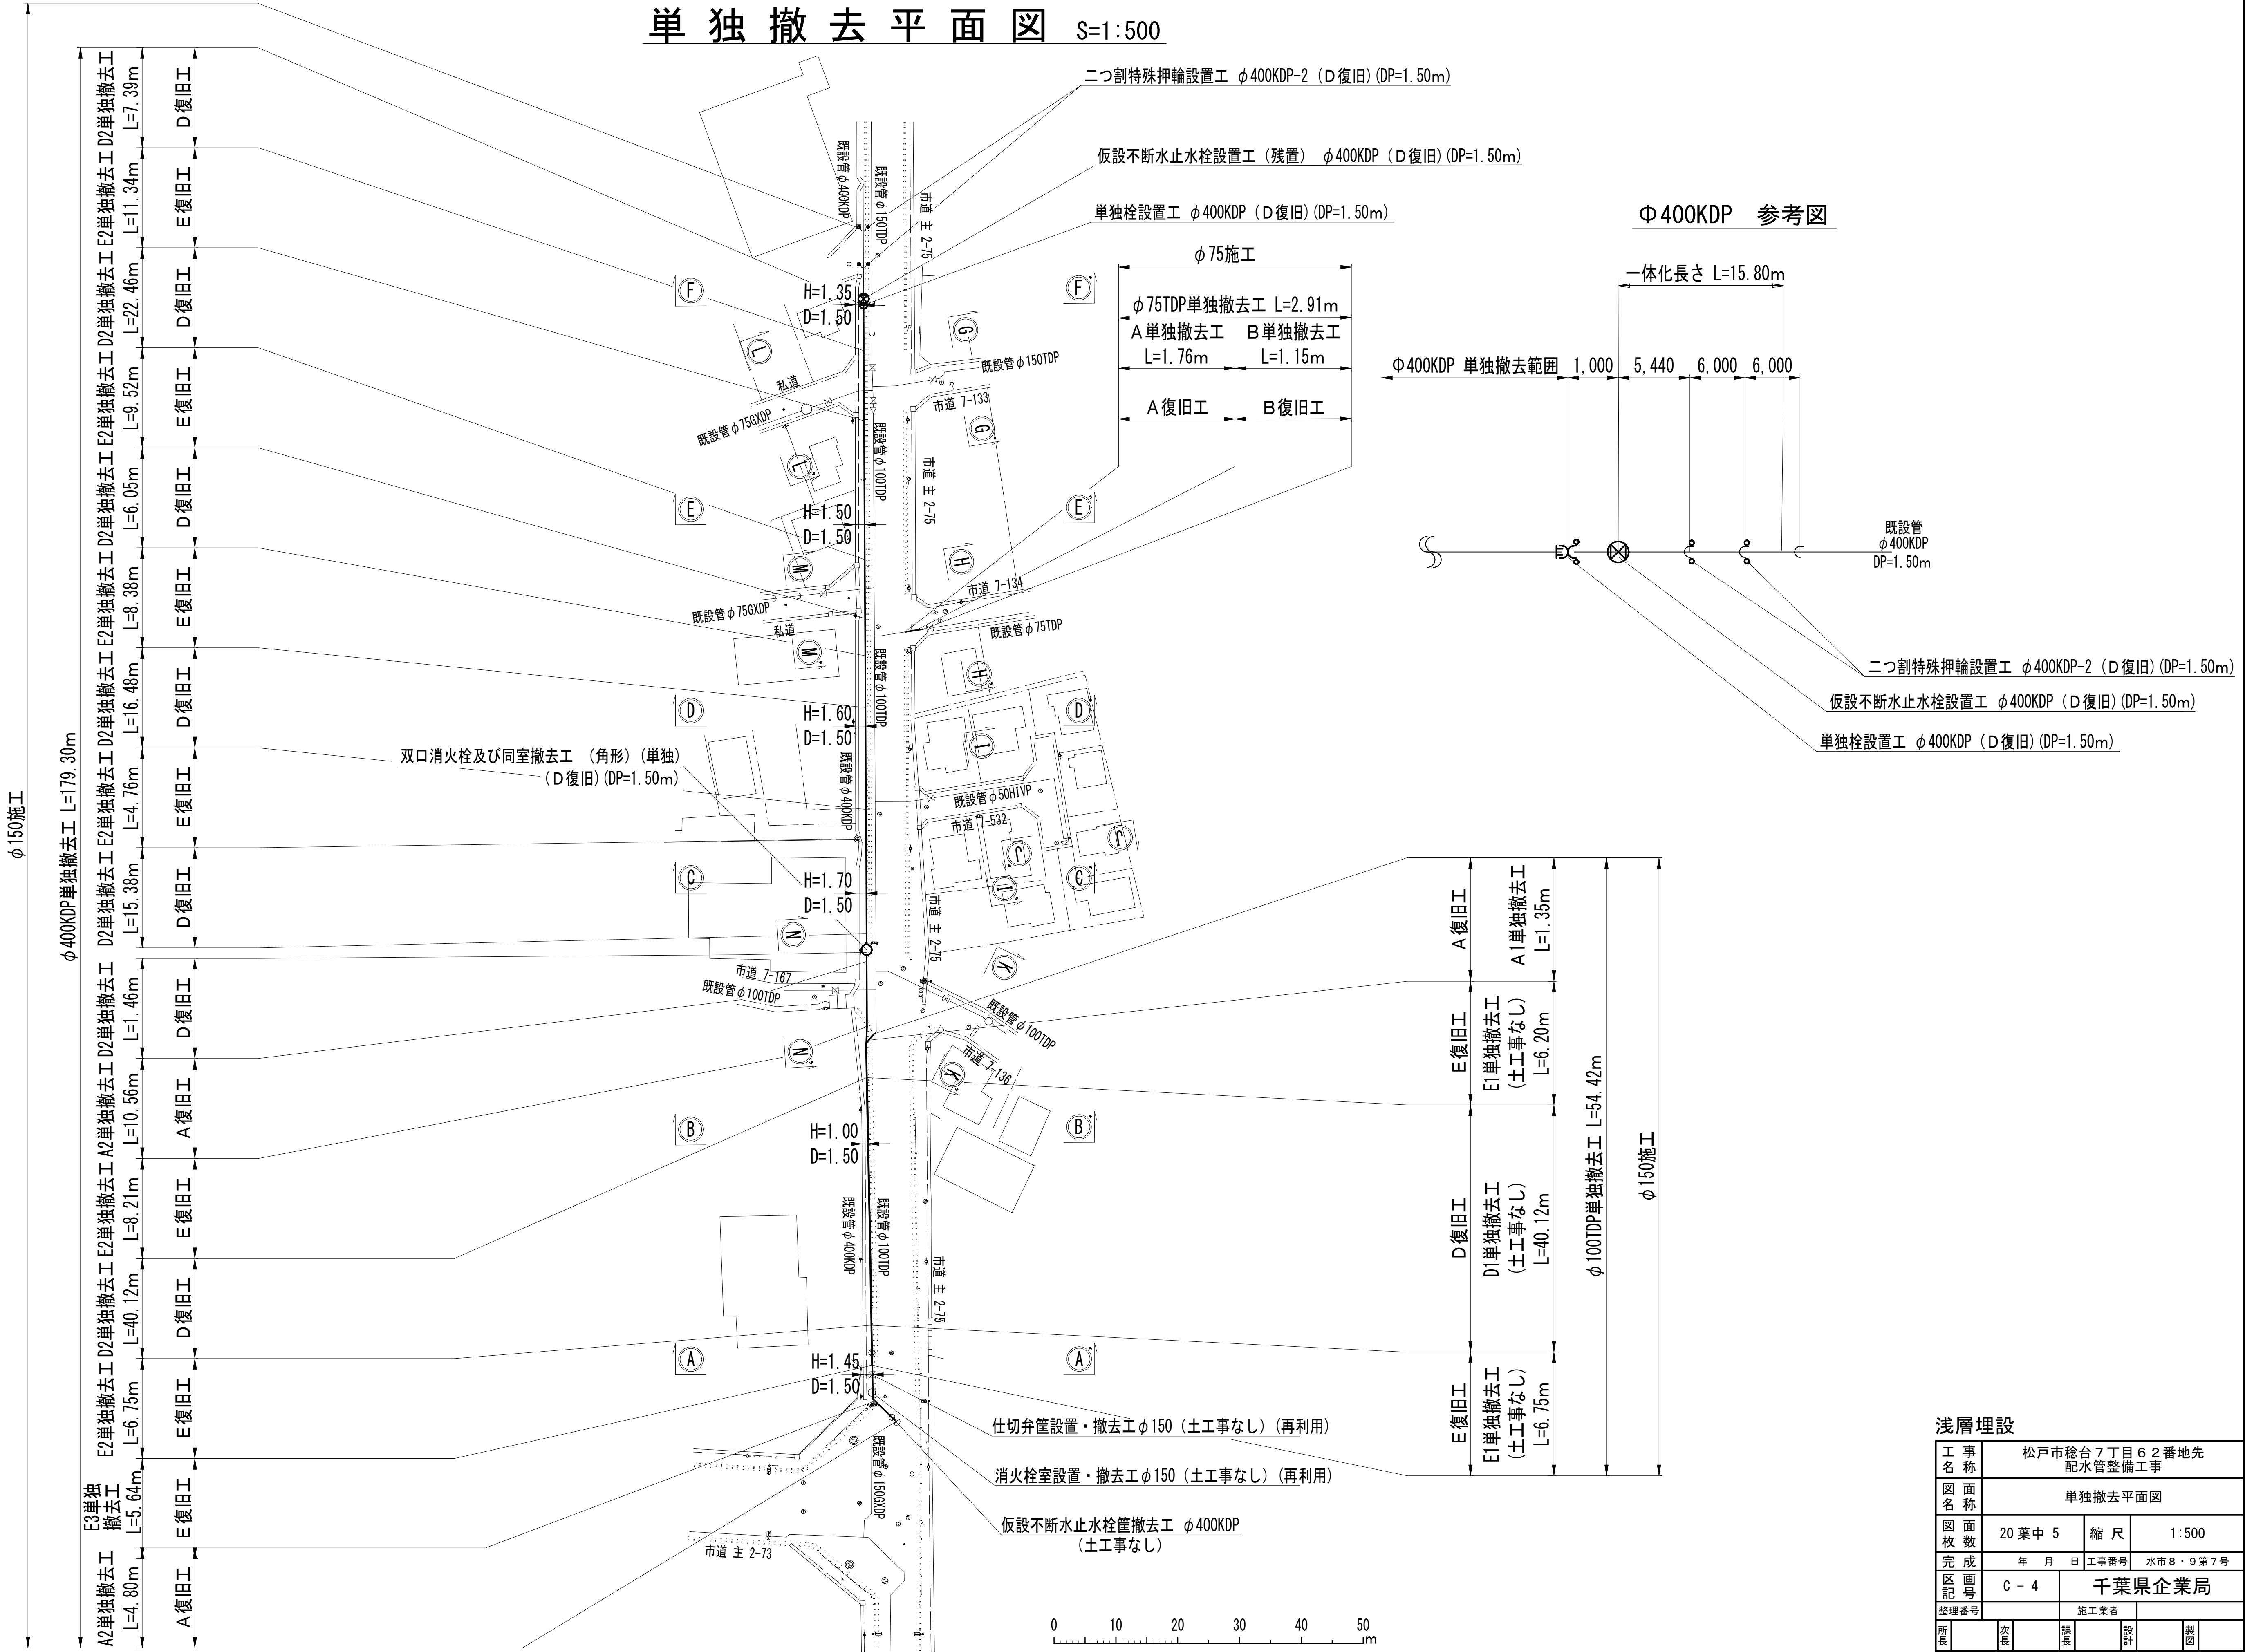

浅層埋設					
工 事 名 称	松戸市稔台7丁目62番地先 配水管整備工事				
図 面 名 称	単独撤去平面図				
図 面 枚 数	20 葉 中 5	縮 尺	1:500		
完 成 区 画 記 号	年 月 日	工事番号	水市8・9第7号		
	C - 4	千葉県企業局			
整理番号			施工業者		
所長	次長	課長	設計	製図	
所長	次長	課長	監督	製図	

残置箇所平面図 S=1:500


残置管内充填処理参考図 S=FREE

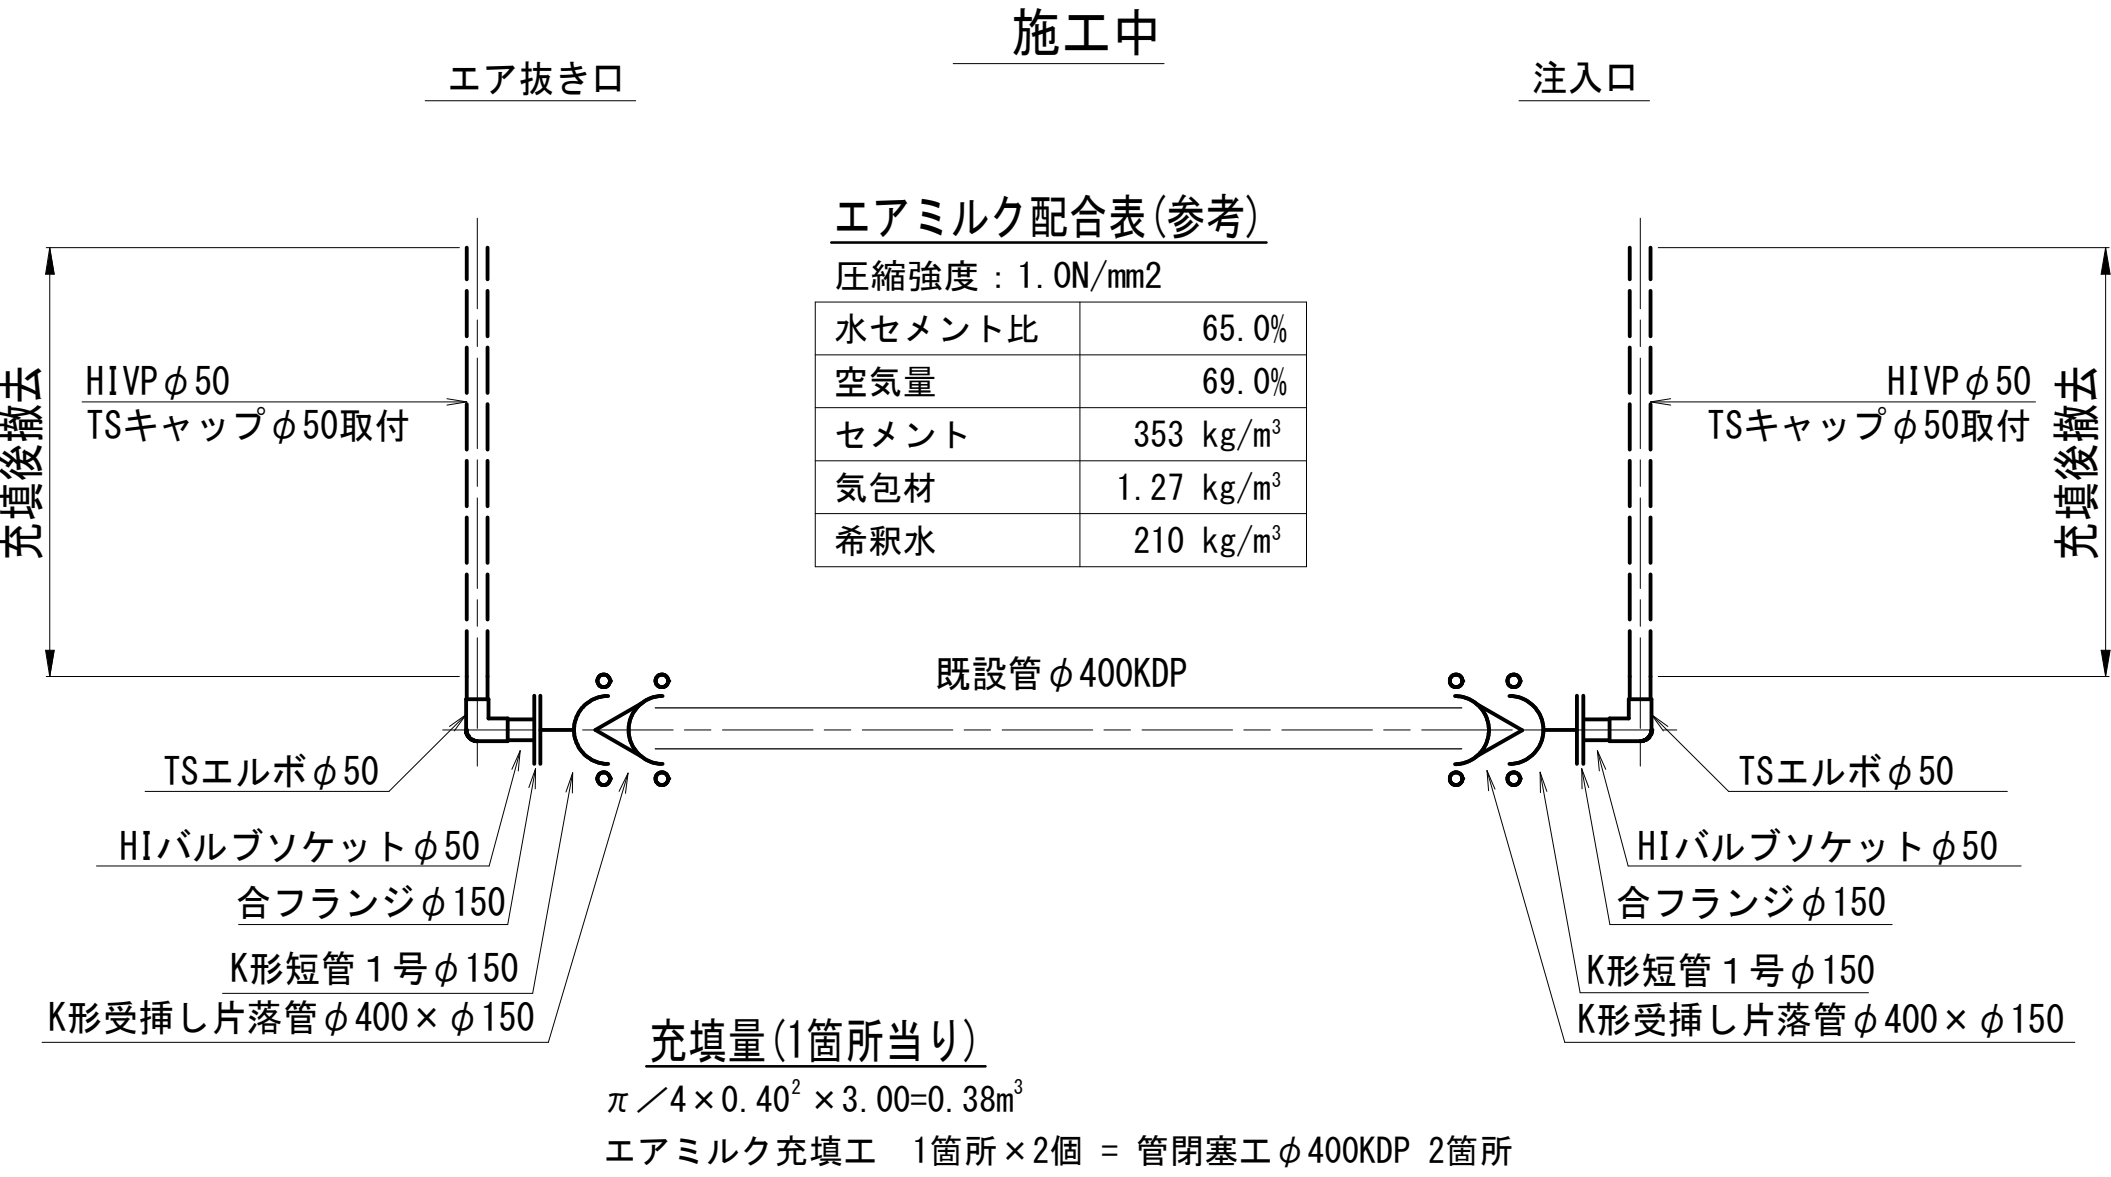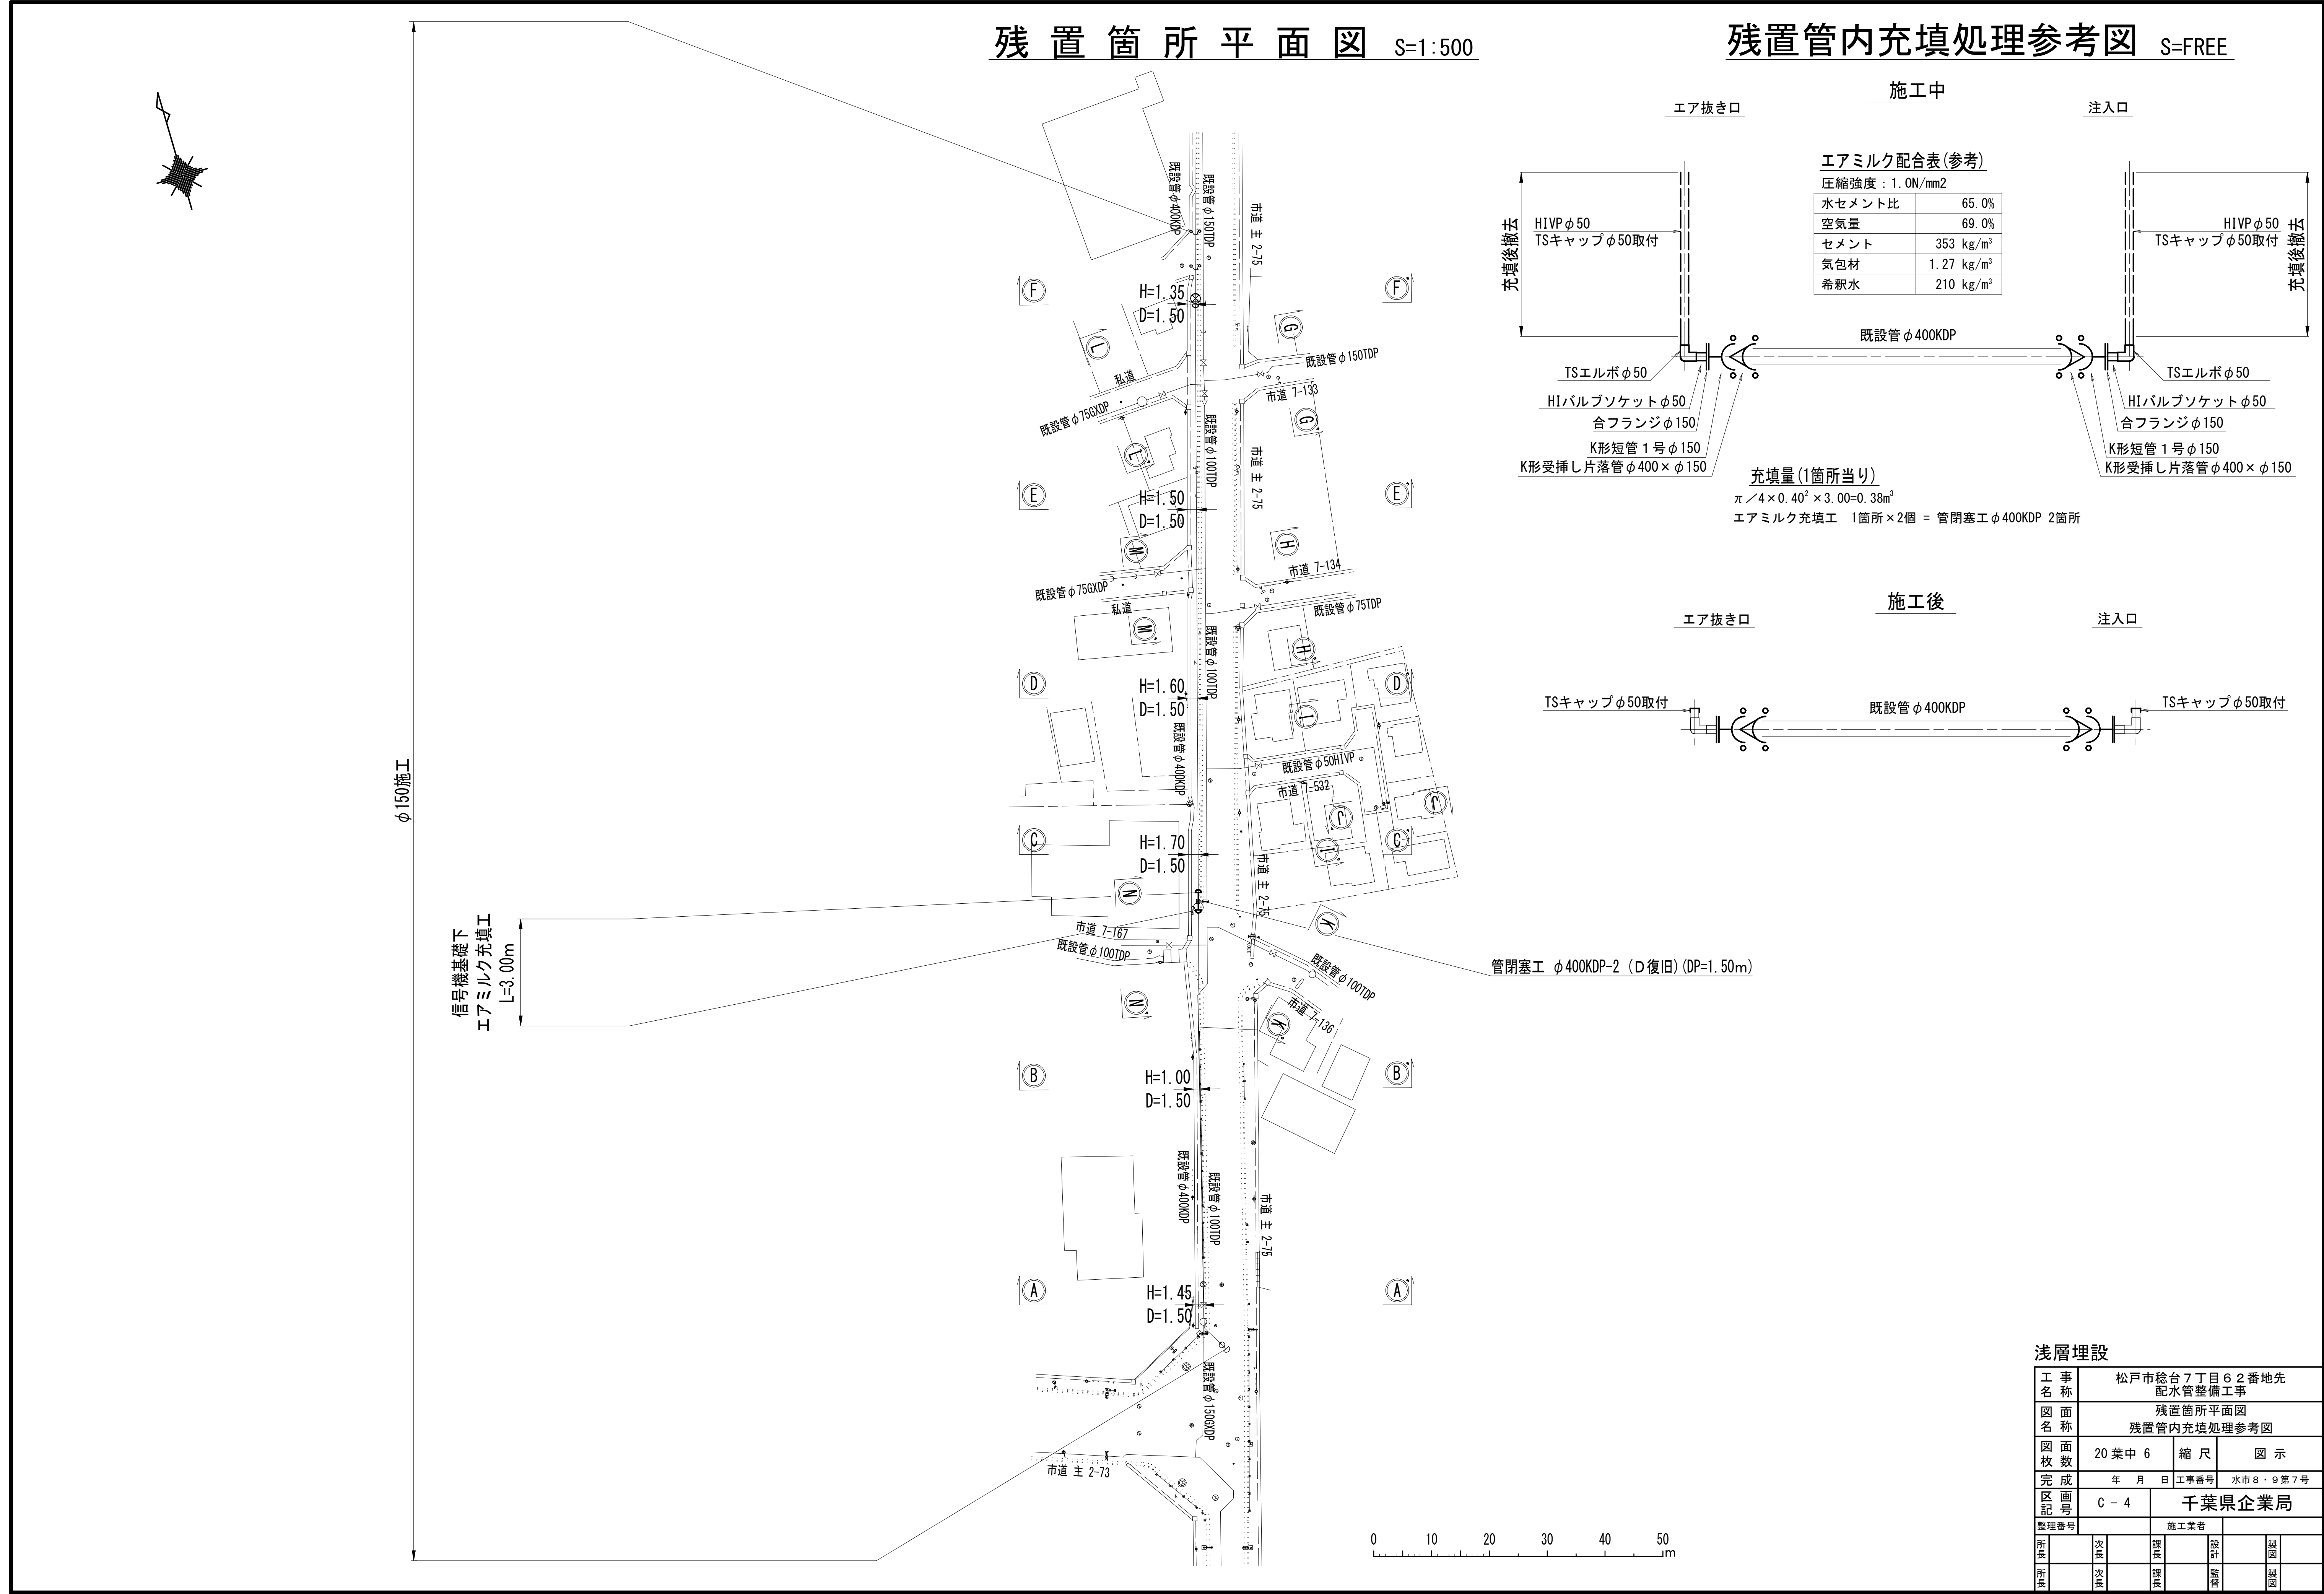


工事名	松戸市総台7丁目62番地先 配水管整備工事		
図面名	残置箇所平面図 残置管内充填処理参考図		
図面枚数	20 葉中 6	縮尺	図示
完成年月日	年 月 日	工事番号	水市8・9第7号
区画記号	C - 4 千葉県企業局		
整理番号	施工業者		
所長	次長	課長	設計
所長	次長	課長	監督
			製図
			製図

横断面図(1/2) S=1:50


Ⓐ — Ⓐ°

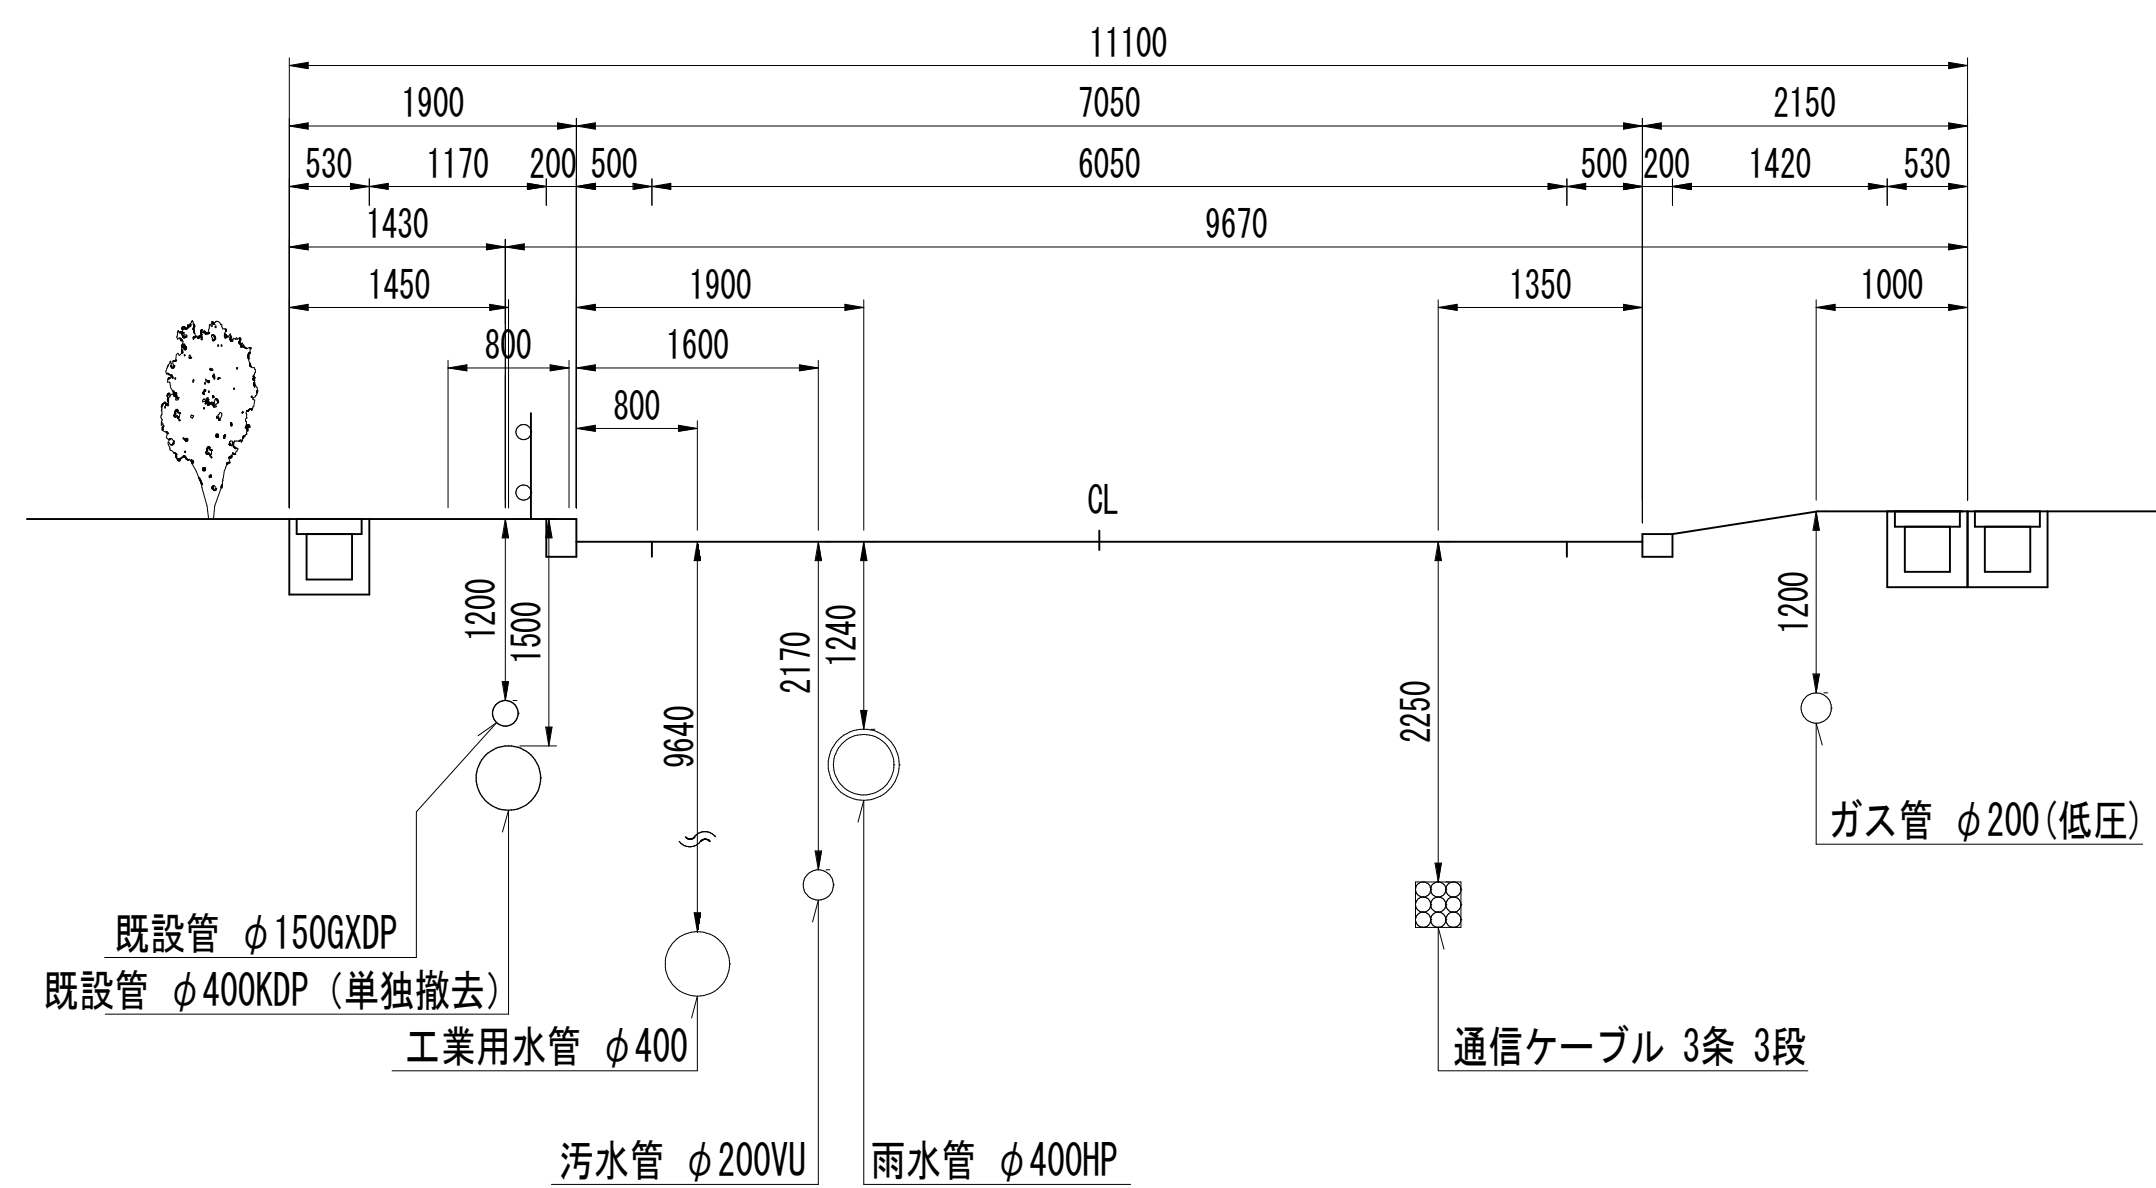


Ⓑ — Ⓑ°

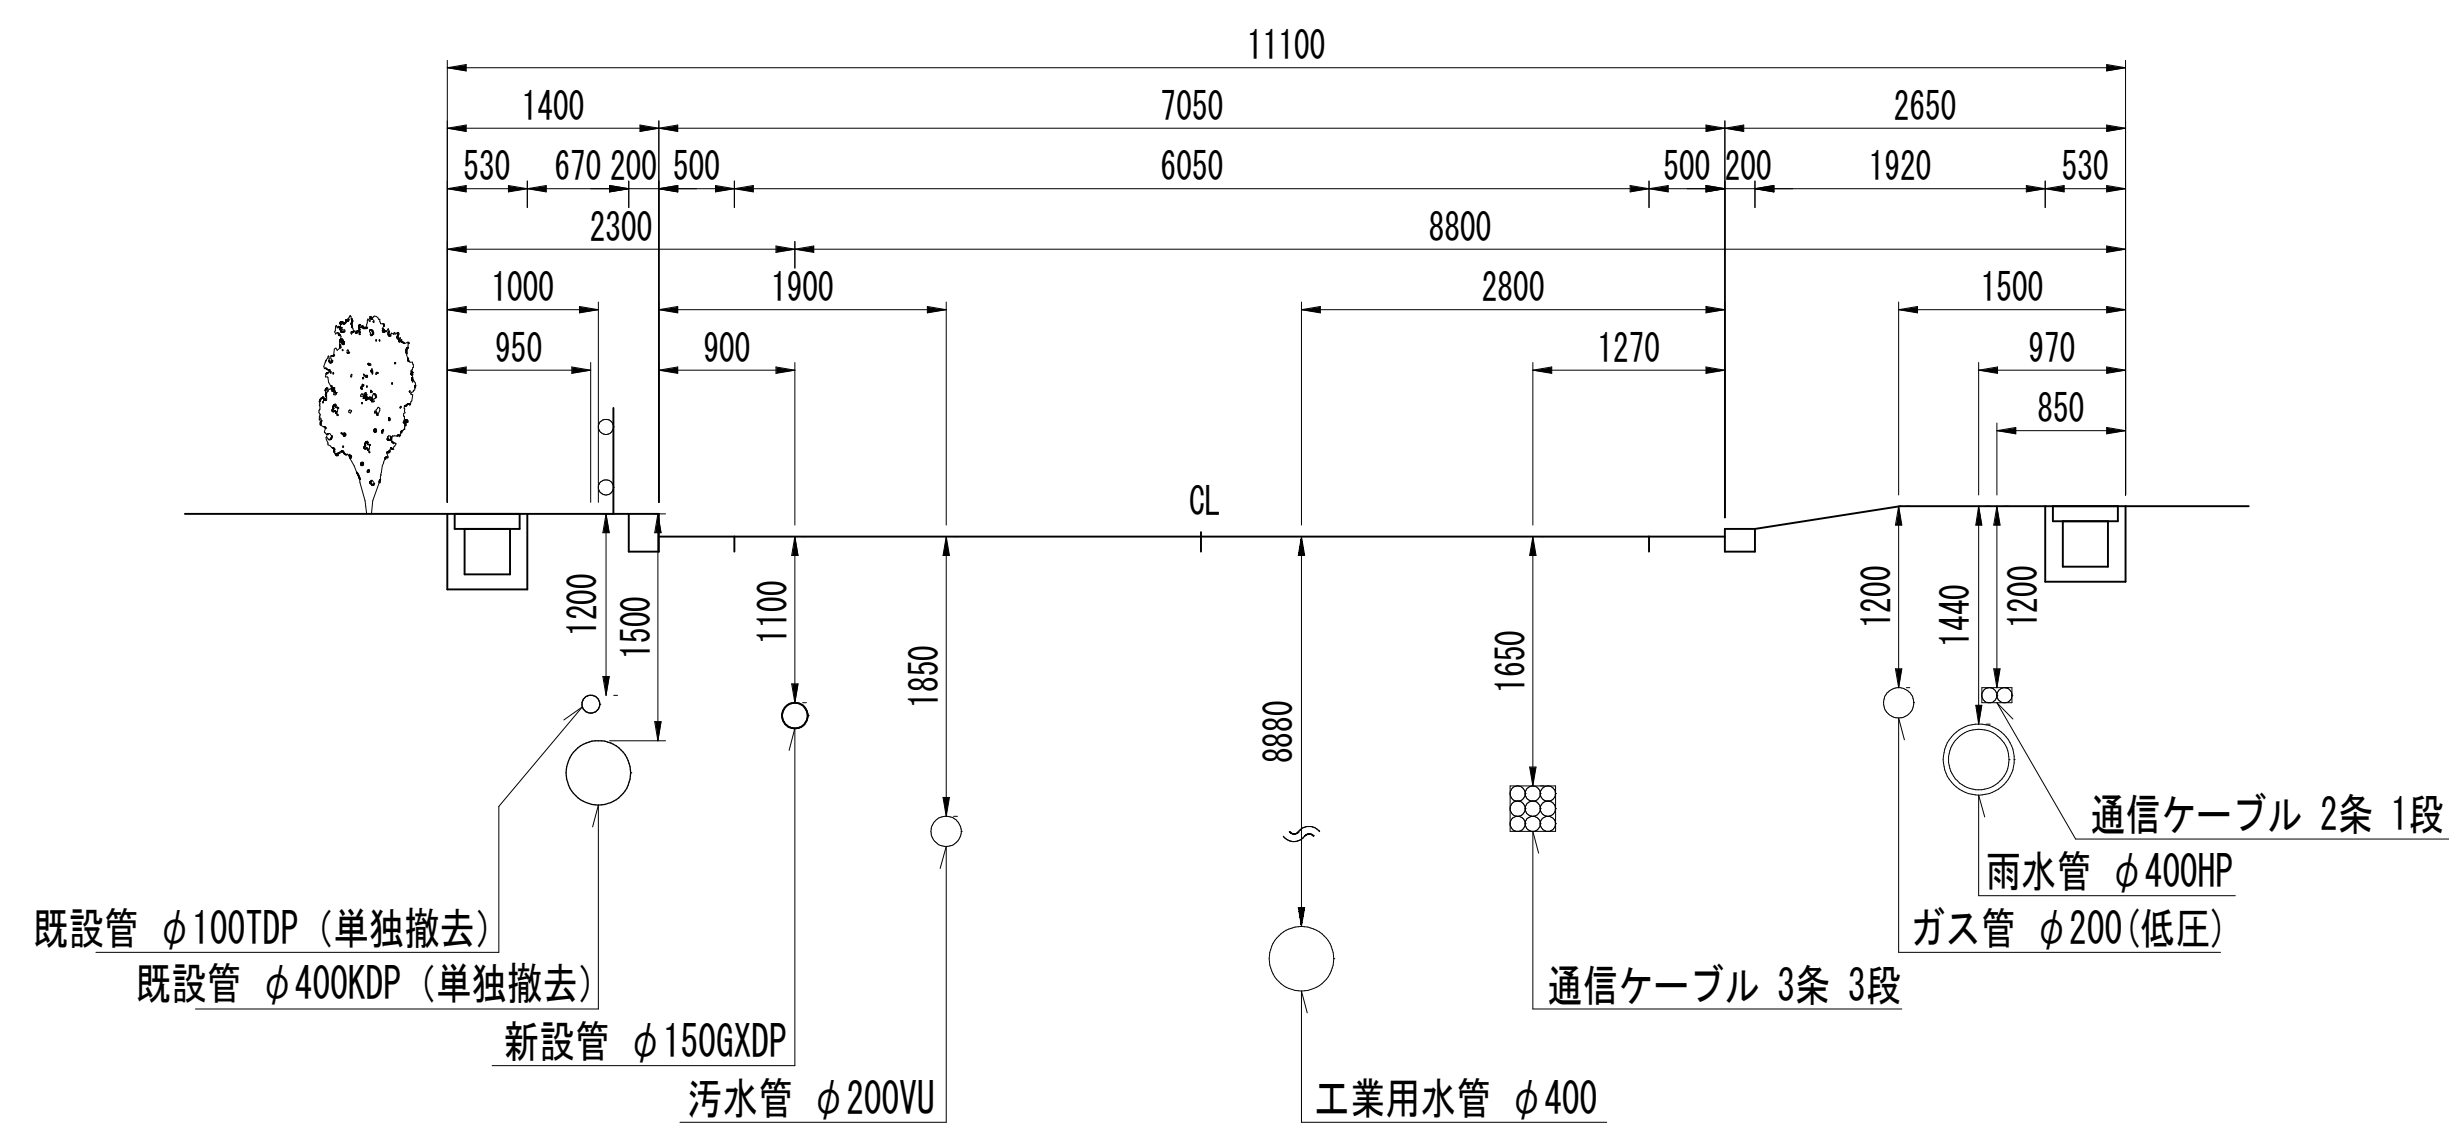


Ⓒ — Ⓒ°

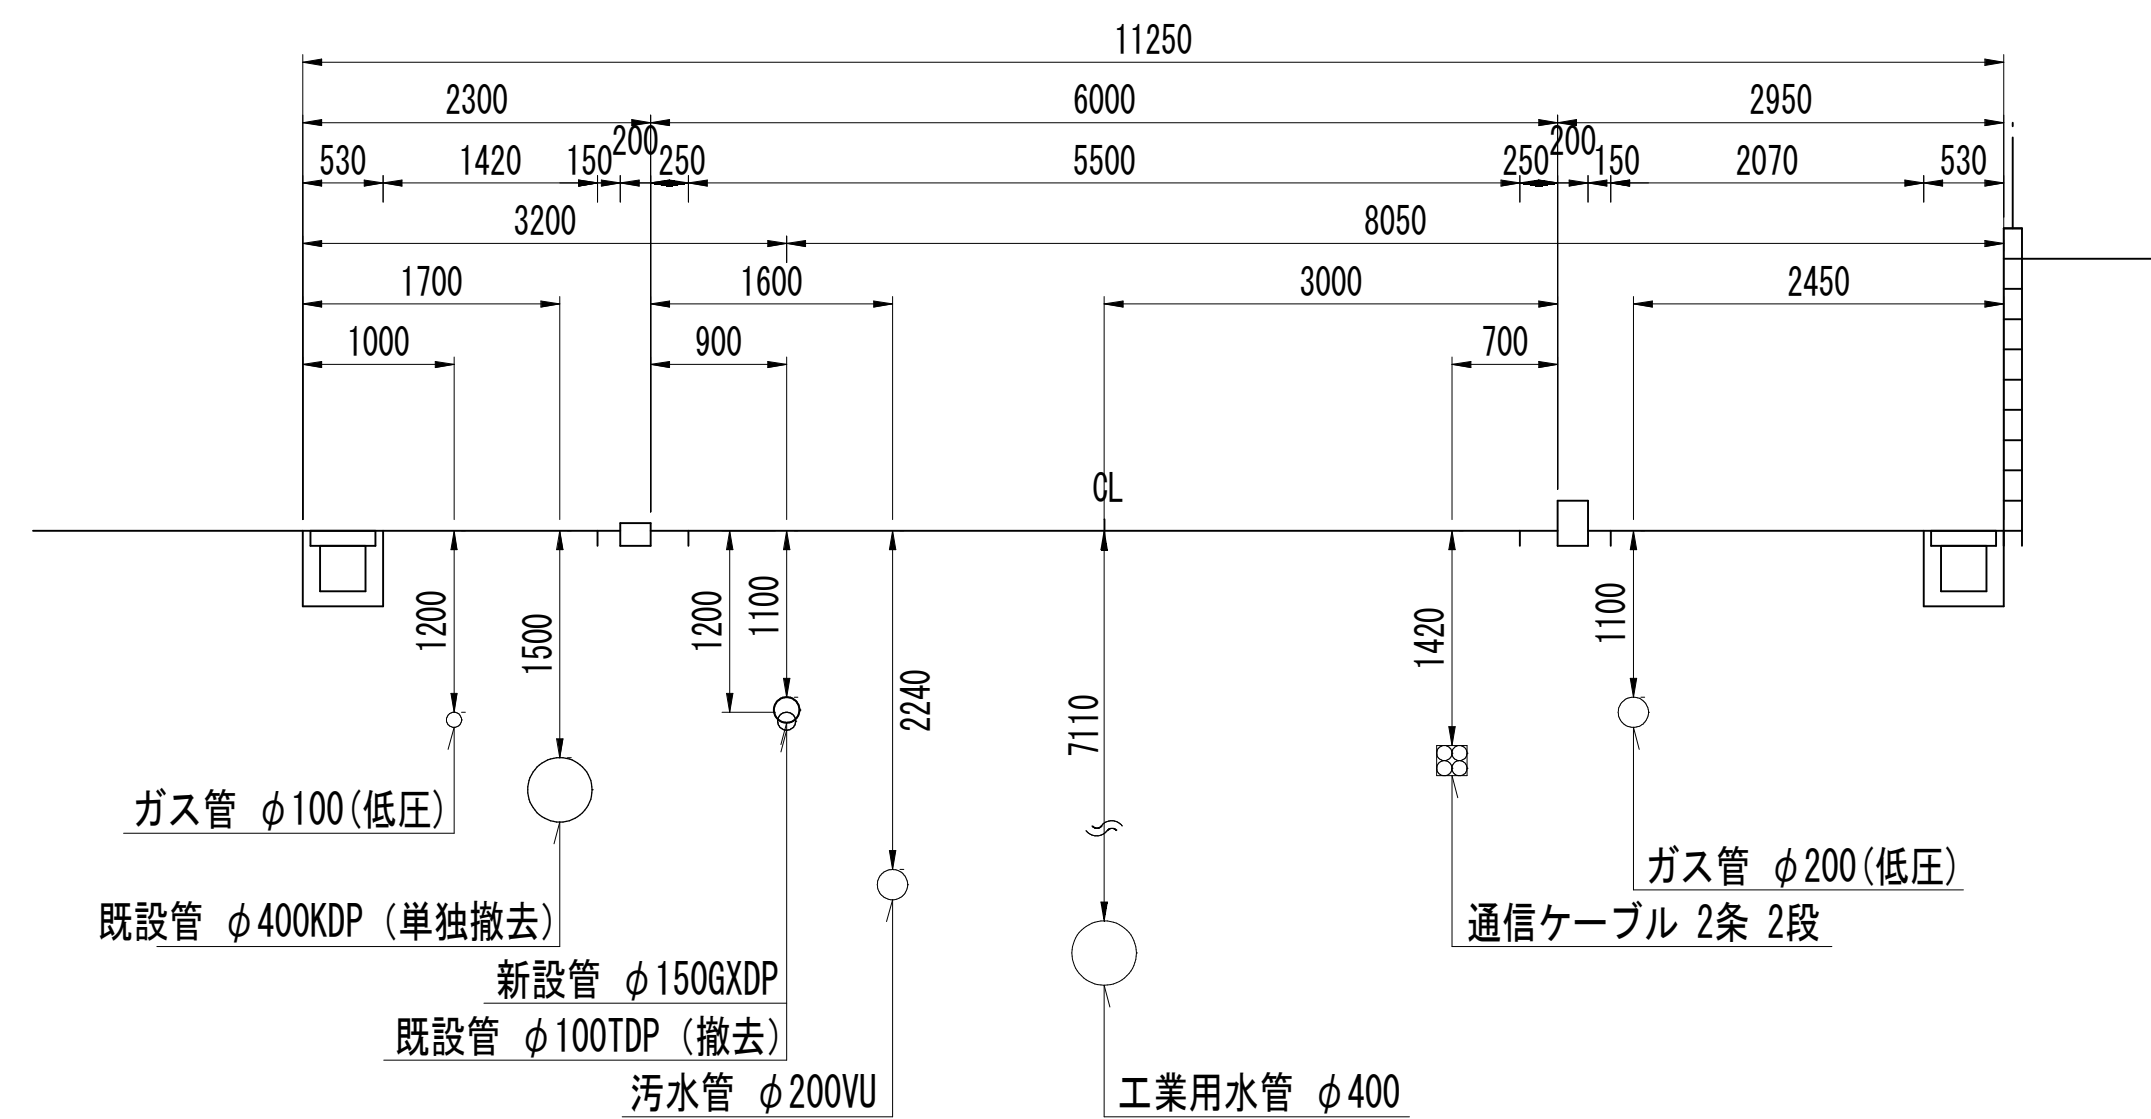


Ⓓ — Ⓓ°

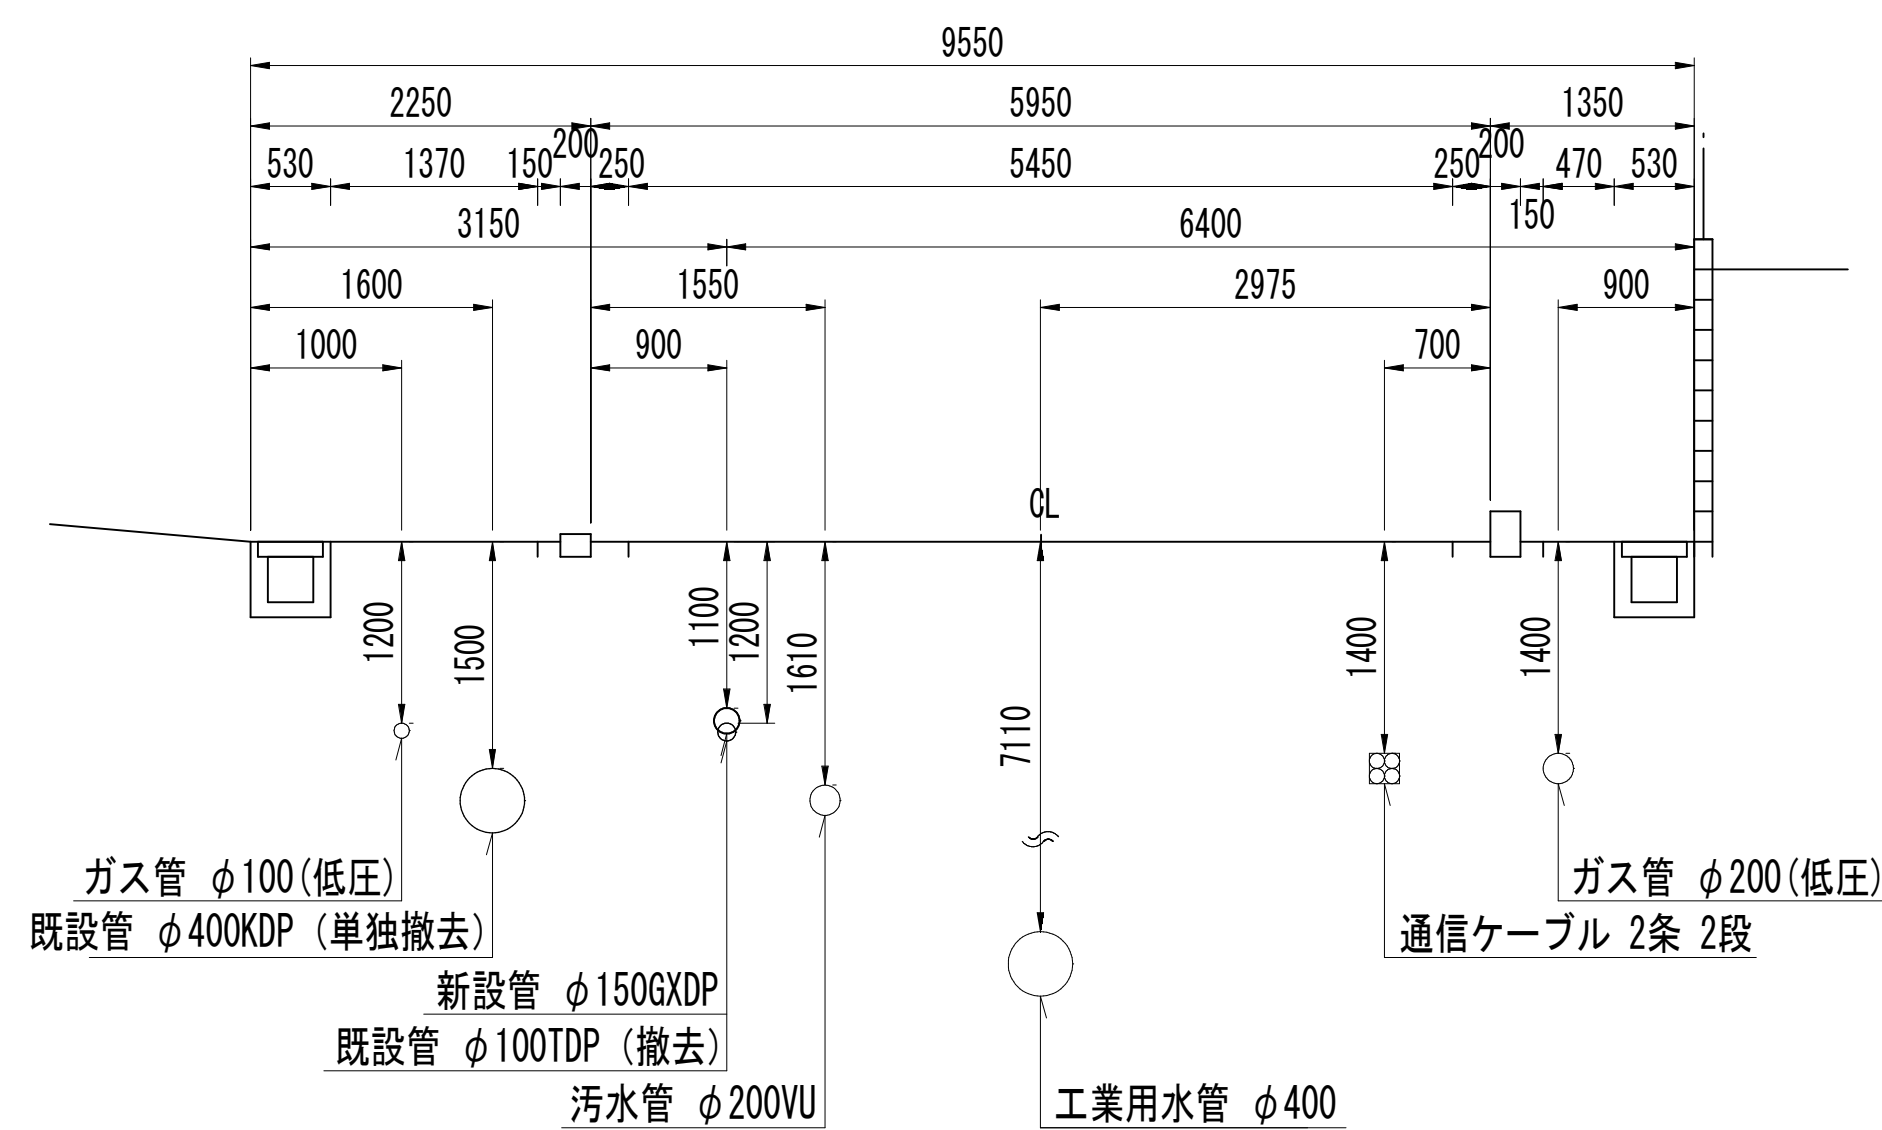

Ⓔ — Ⓔ°

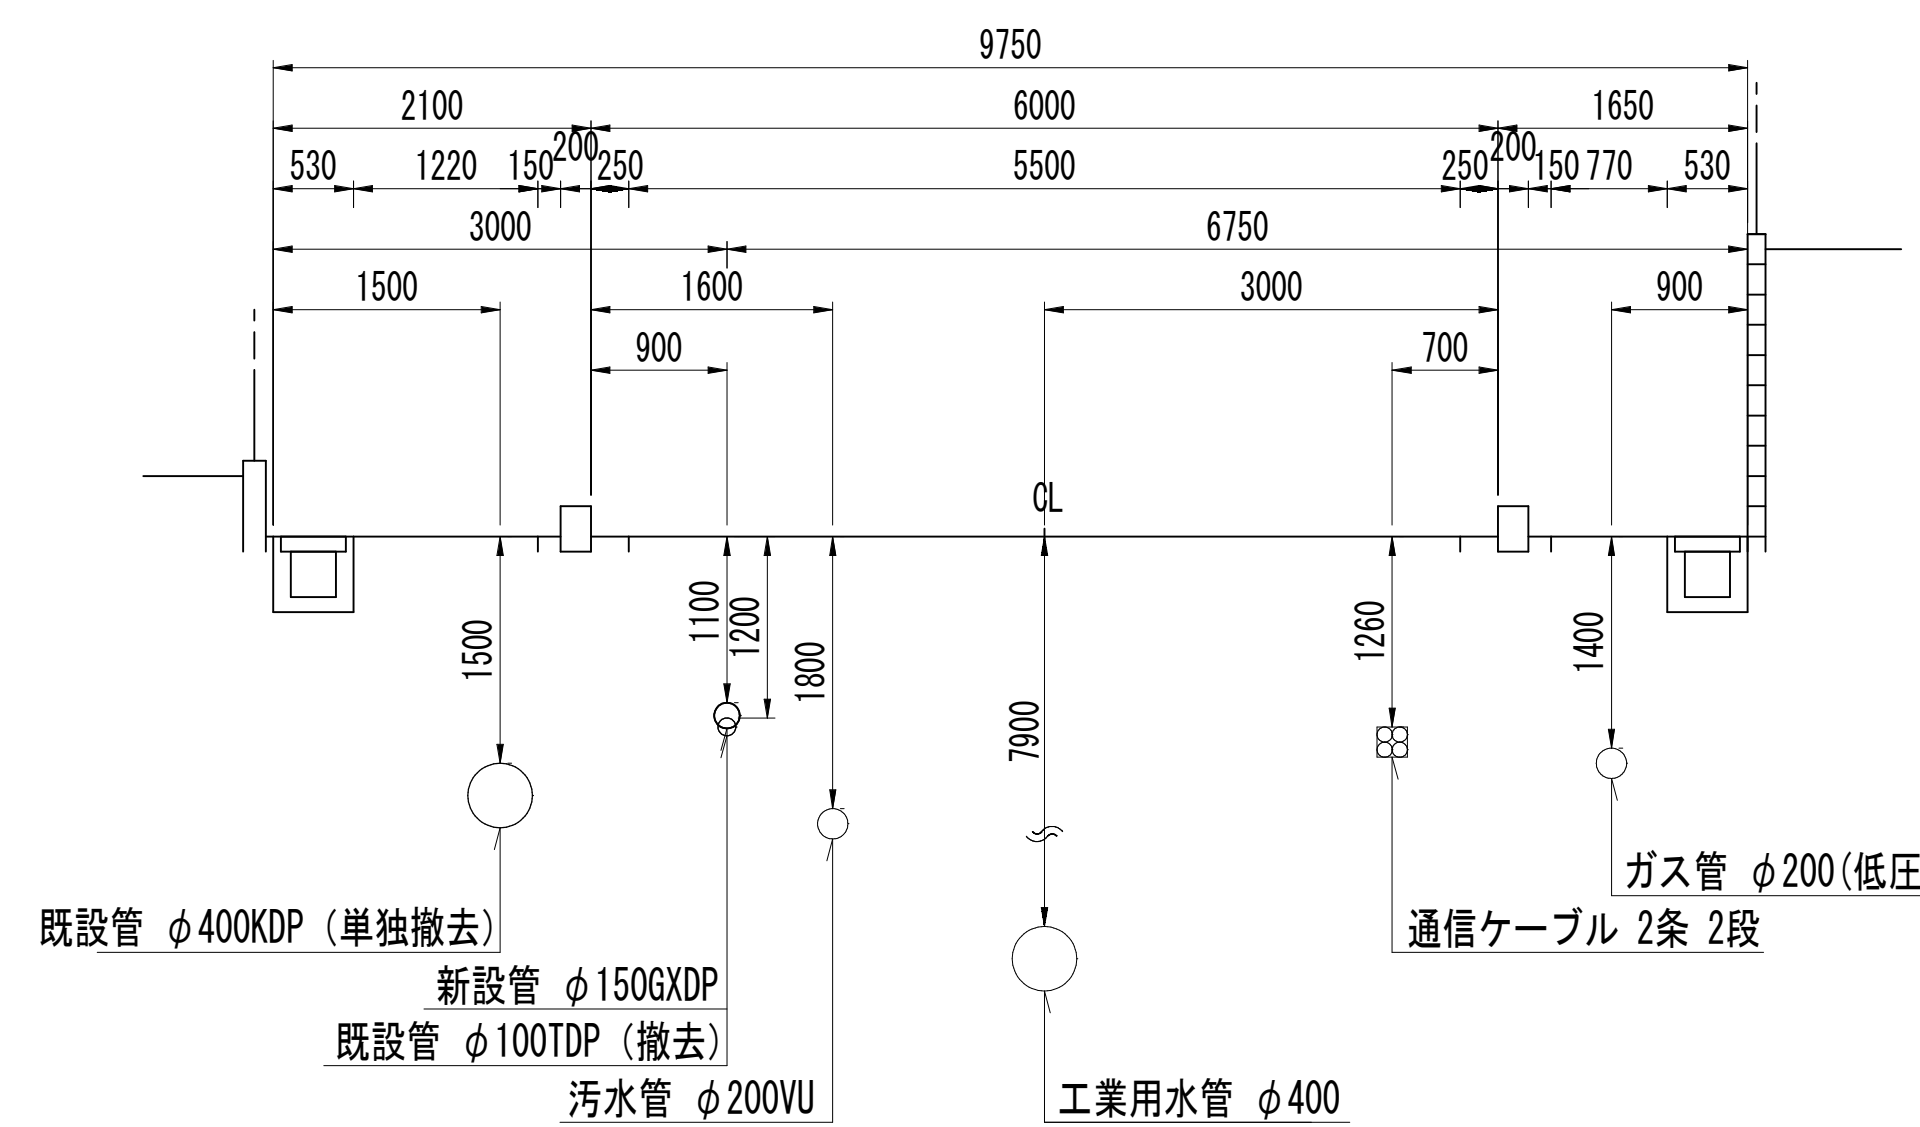









Ⓕ — Ⓕ°

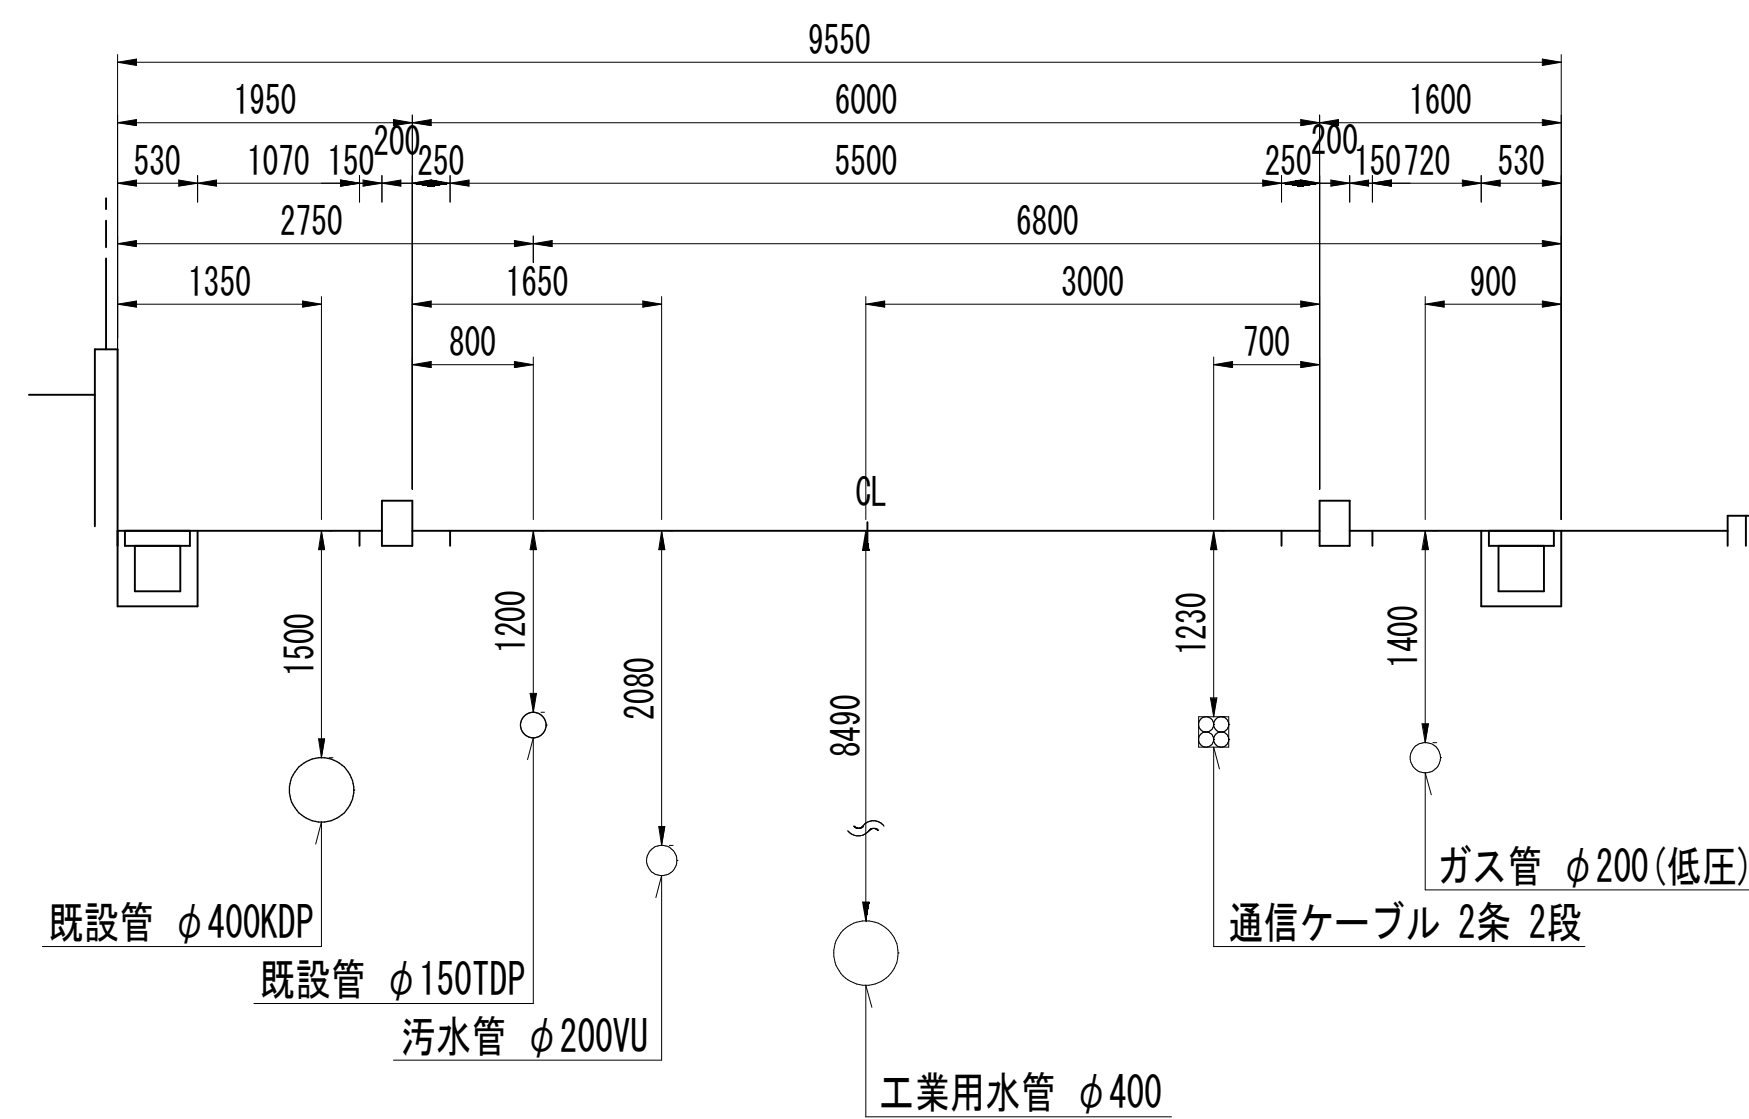

浅層埋設

工 事 名	松戸市総台7丁目62番地先 配水管整備工事		
図 面 名	横断面図(1/2)		
図 面 数	20 葉中 7	縮 尺	1:50
完 成	年 月 日	工事番号	水市8・9第7号
区 画 記 号	C - 4 千葉県企業局		
整理番号	施工業者		
所長	次長	課長	設計
所長	次長	課長	監督
			製図
			製図

横断面図 (2/2) S=1:50

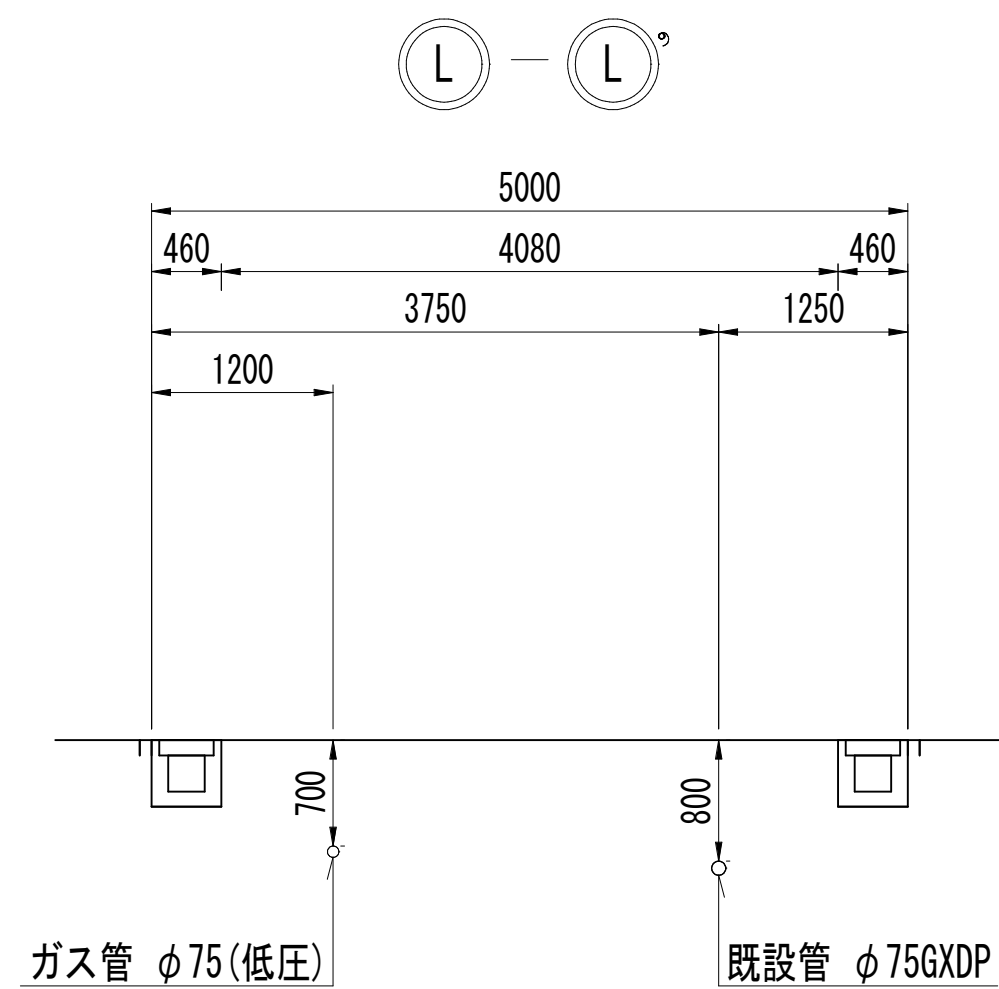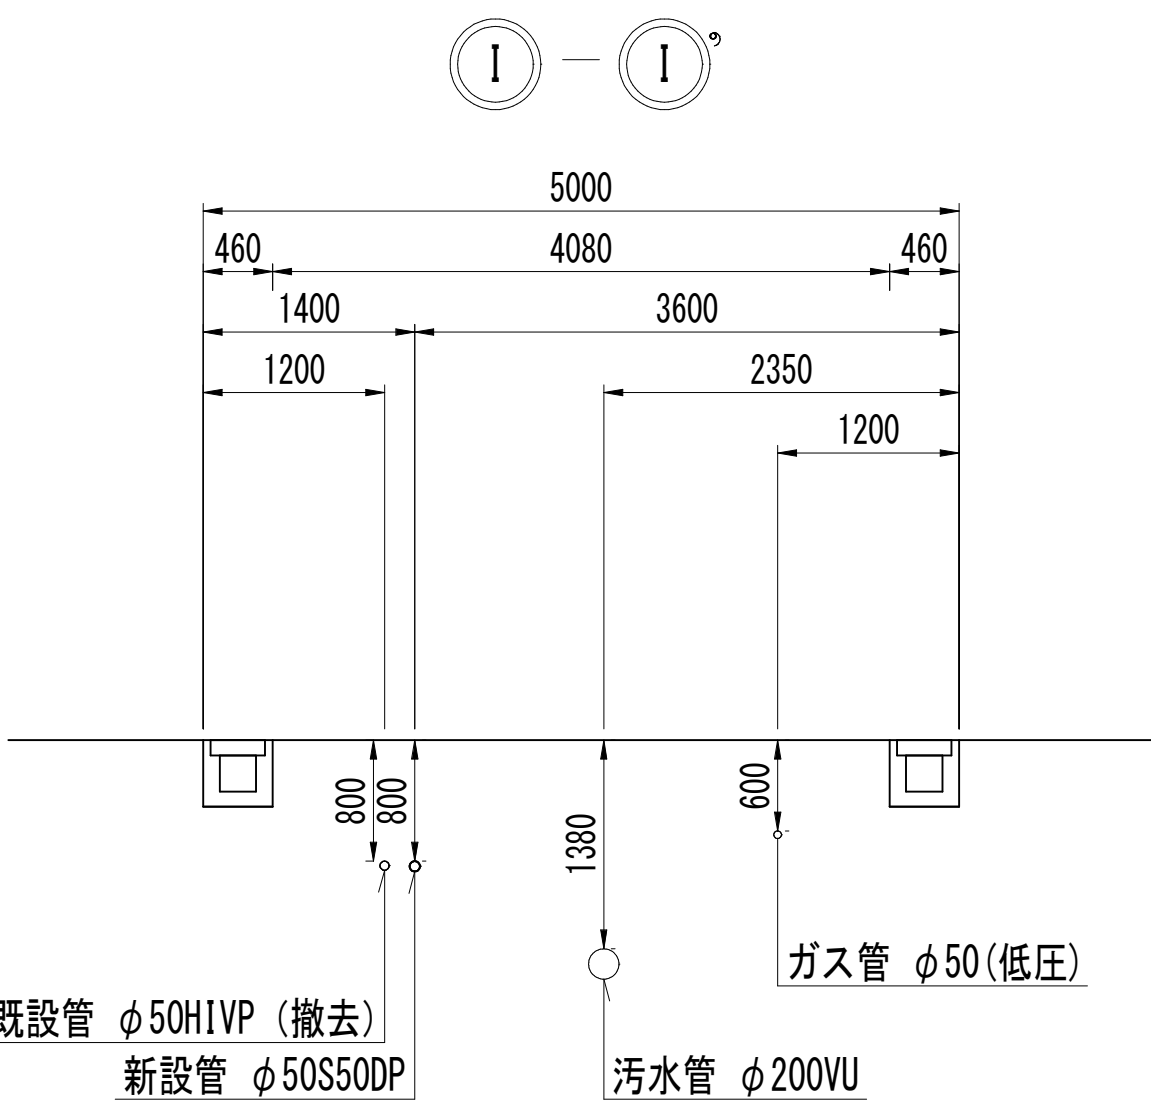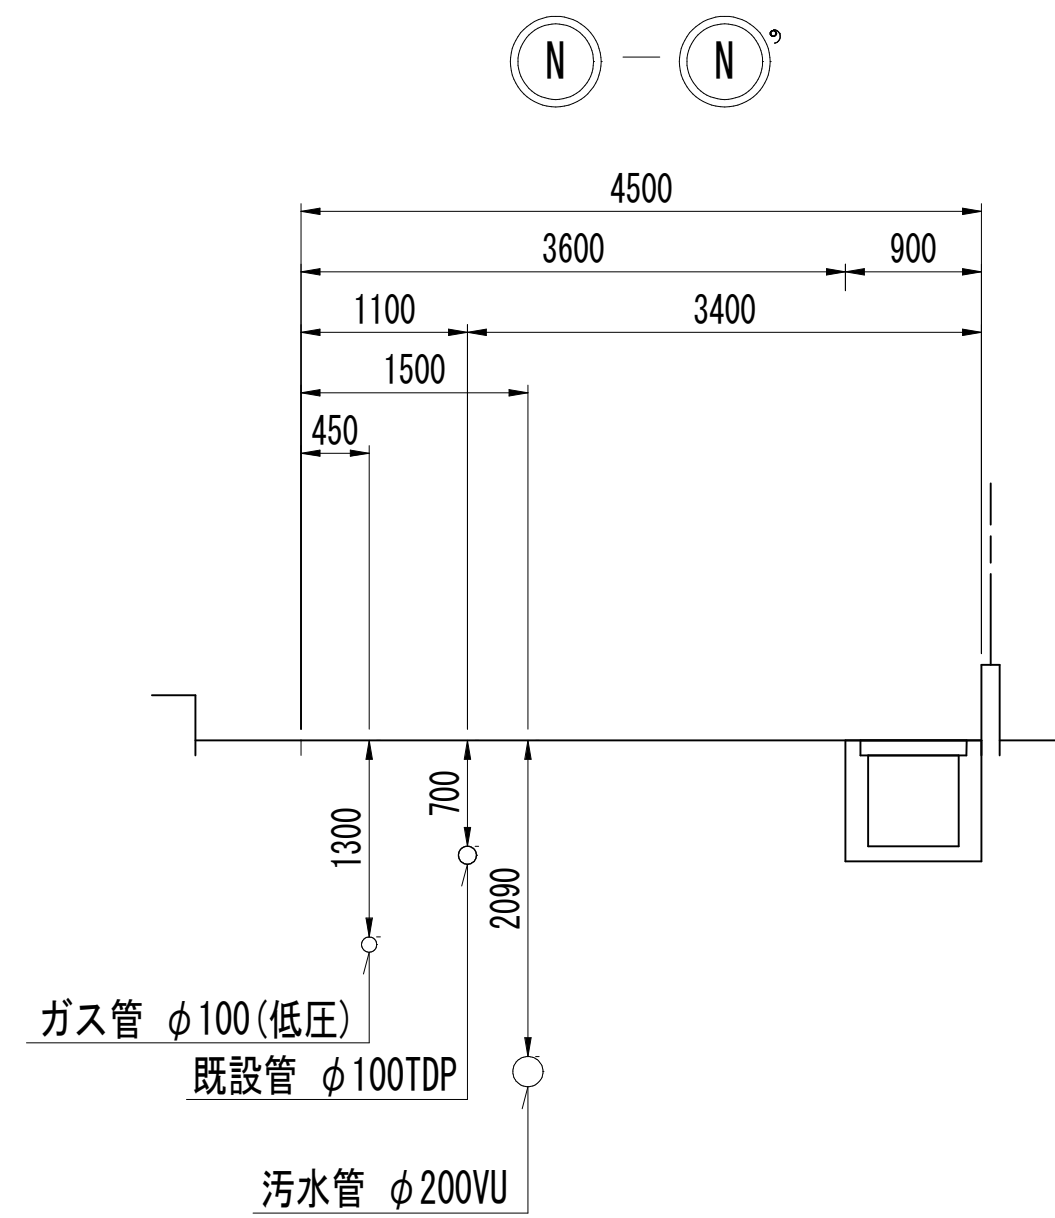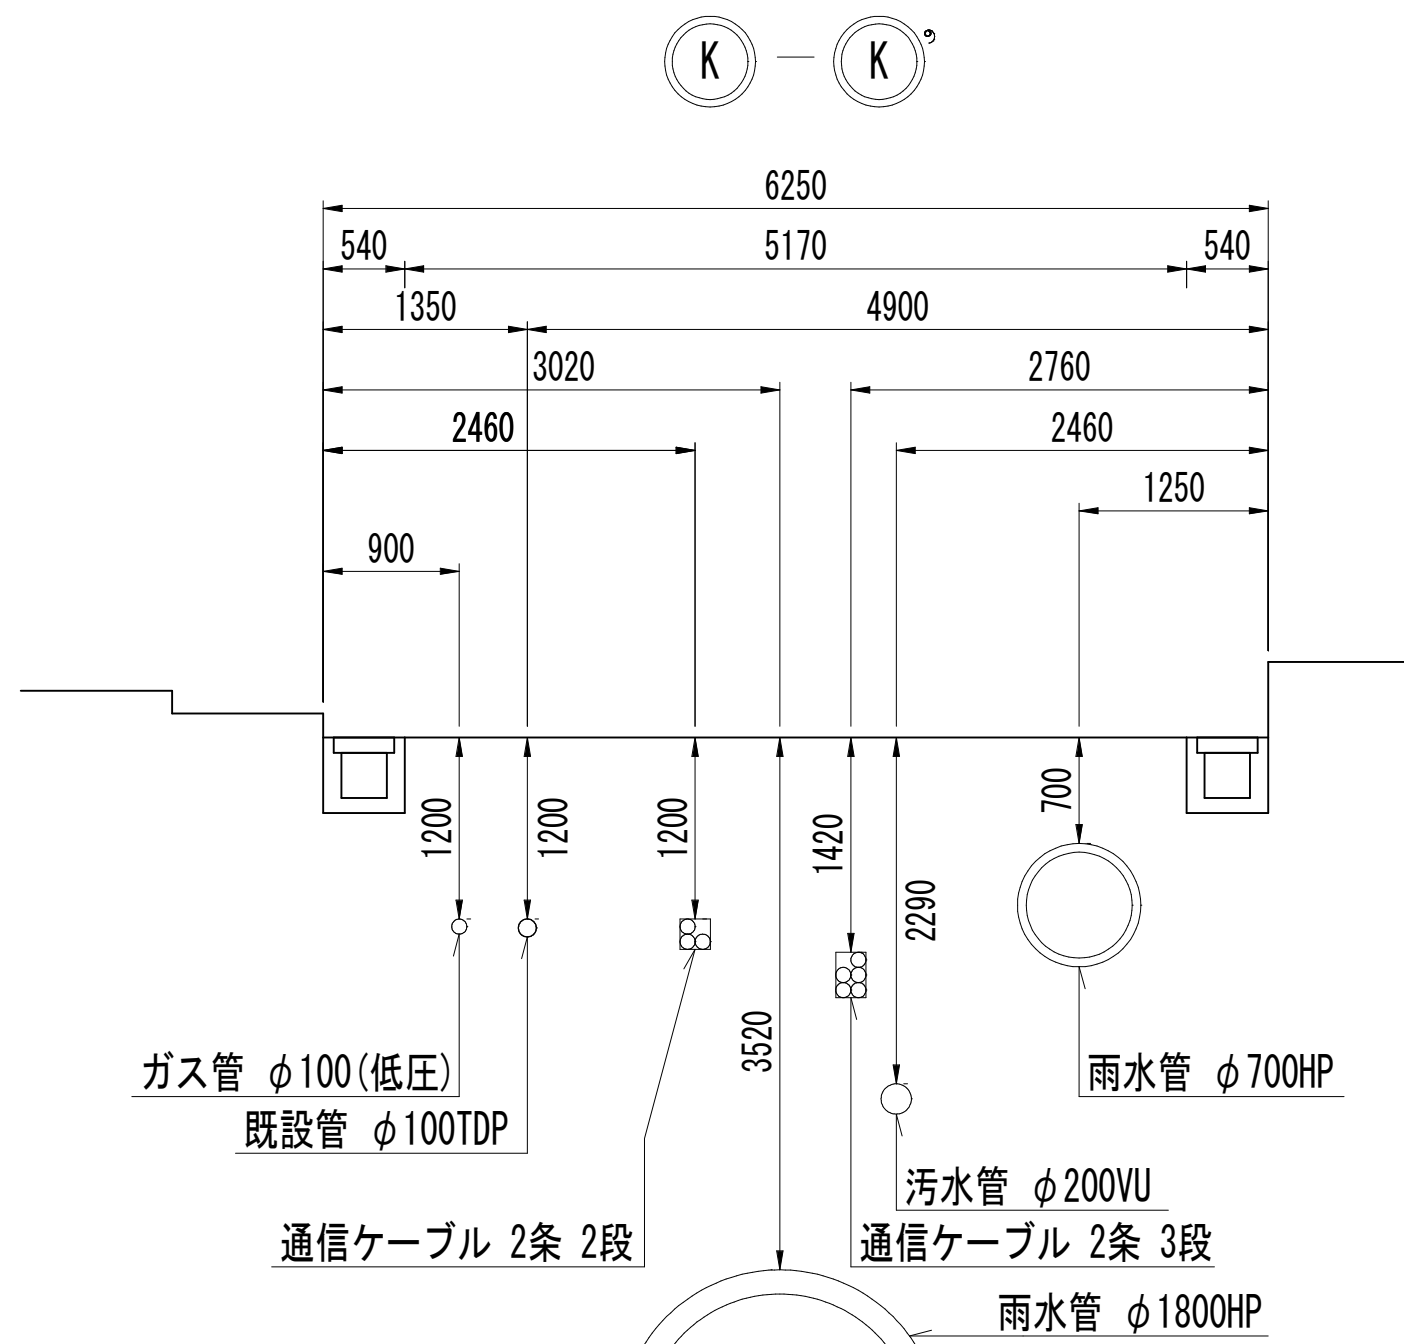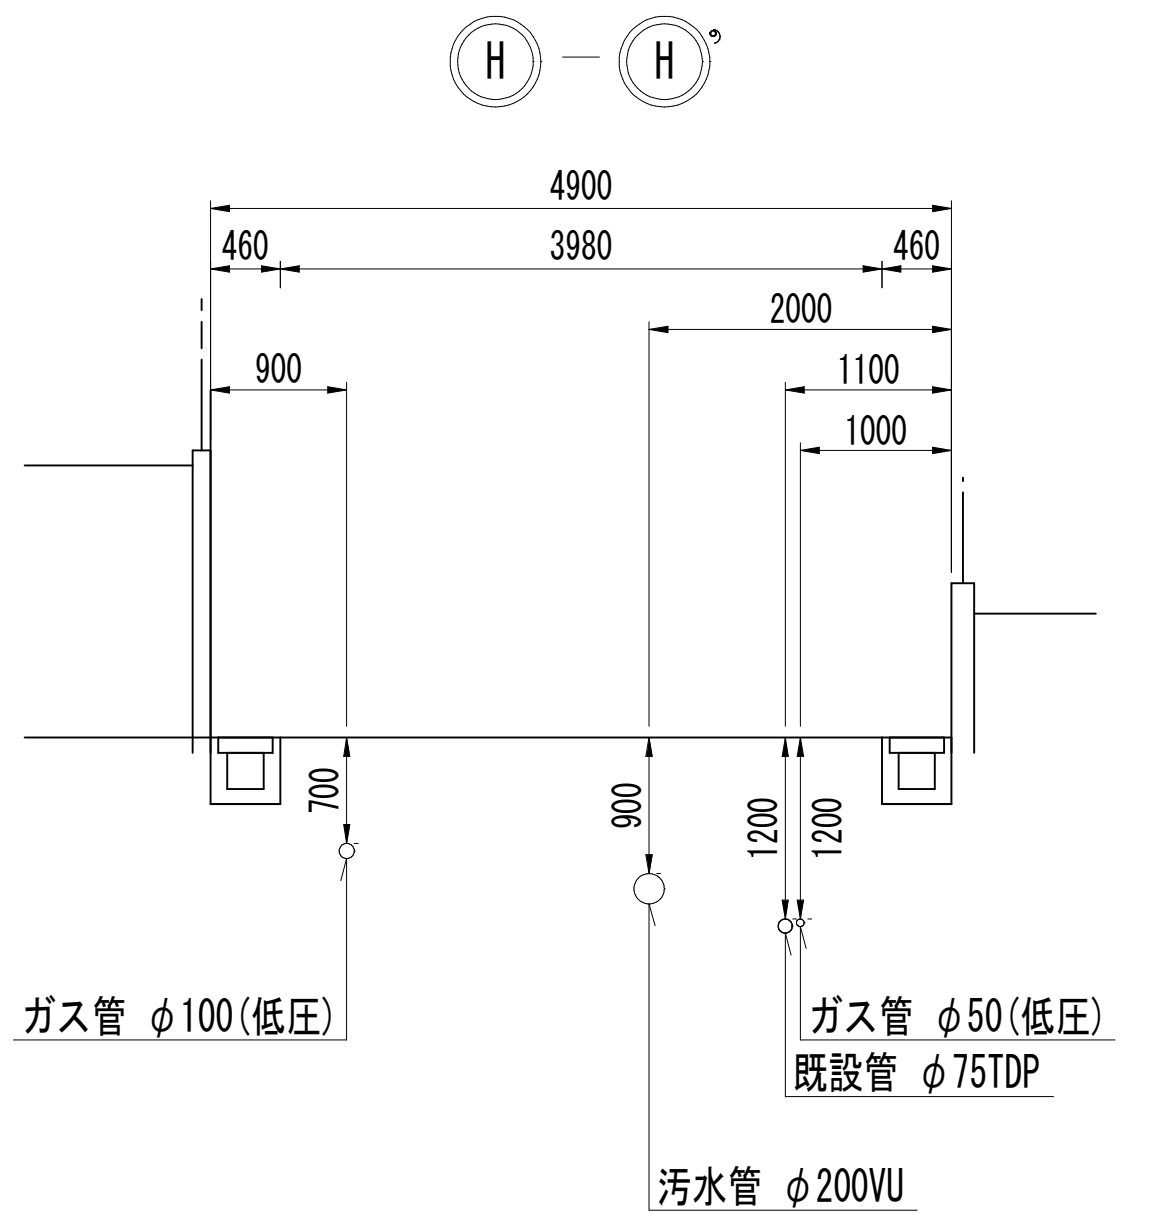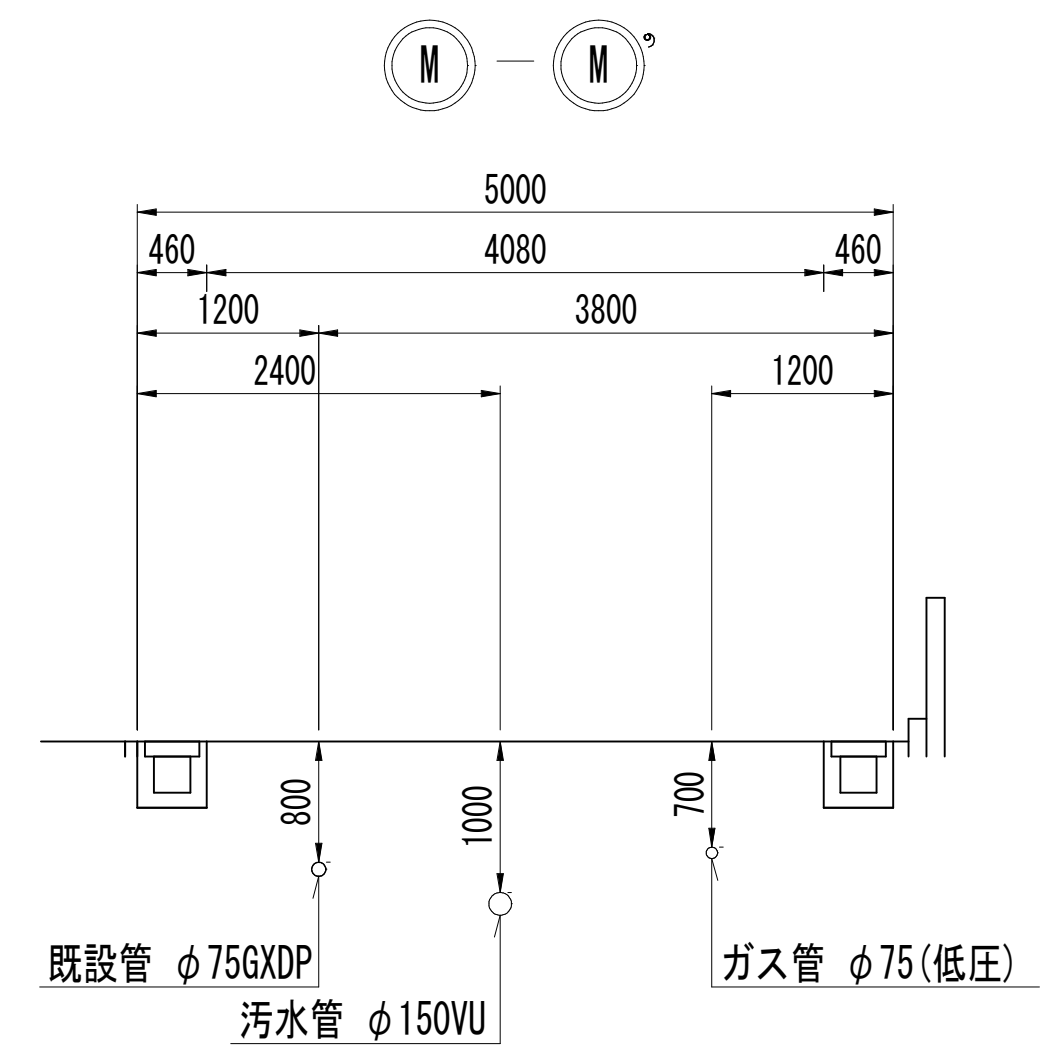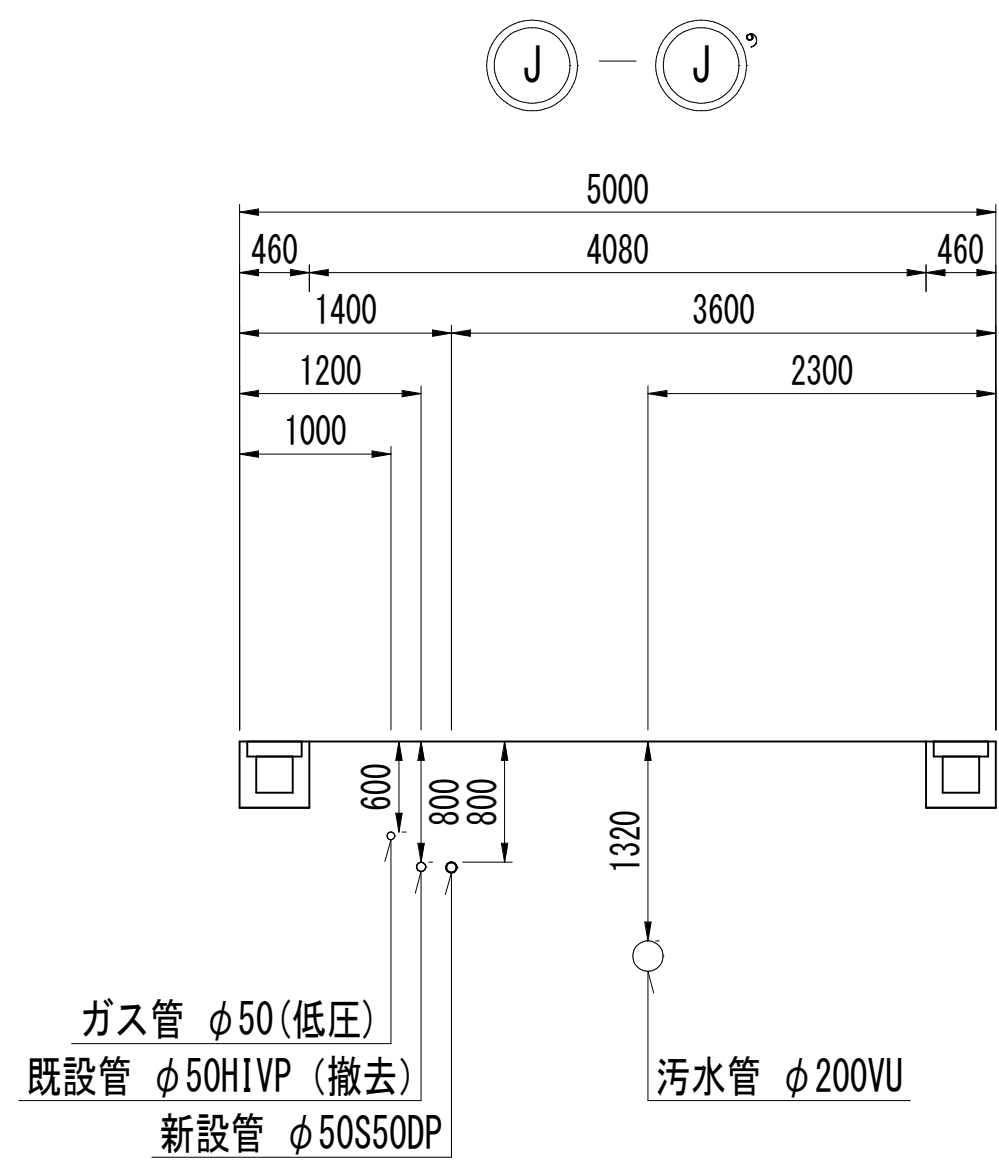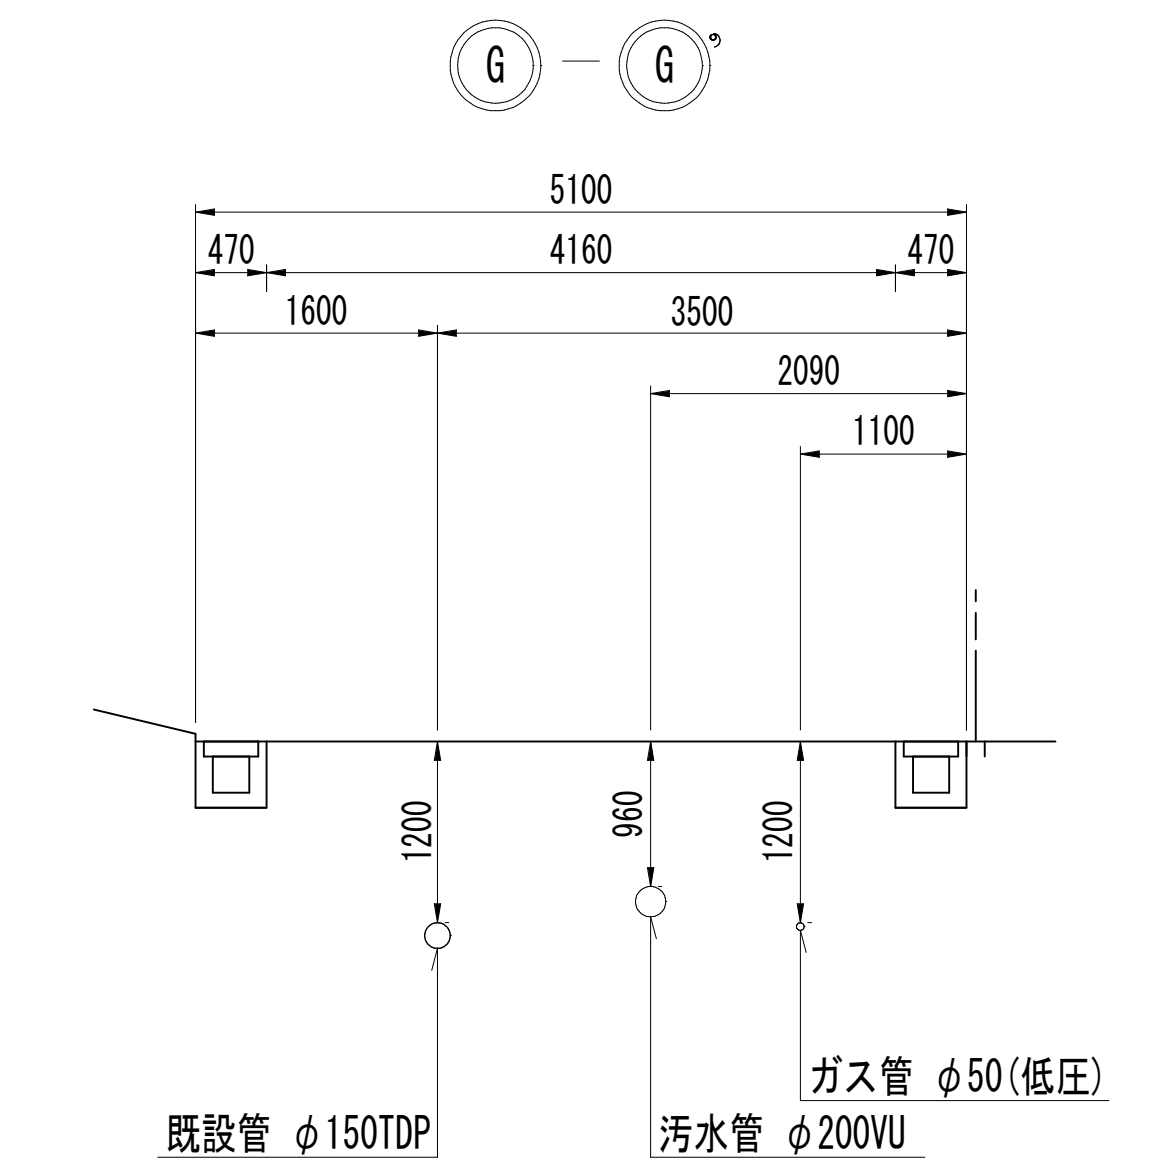


浅層埋設

工事名	松戸市糺台7丁目62番地先 配水管整備工事		
図面名	横断面図 (2/2)		
図面枚数	20 葉中 8	縮尺	1:50
完成年月日	年 月 日	工事番号	水市8・9第7号
区画記号	C - 4	千葉県企業局	
整理番号		施工業者	
所長	次長	課長	設計
所長	次長	課長	監督
			製図
			製図

路面復旧図 S=1:20


A 復旧

(松戸市一般 交通区分:N5)

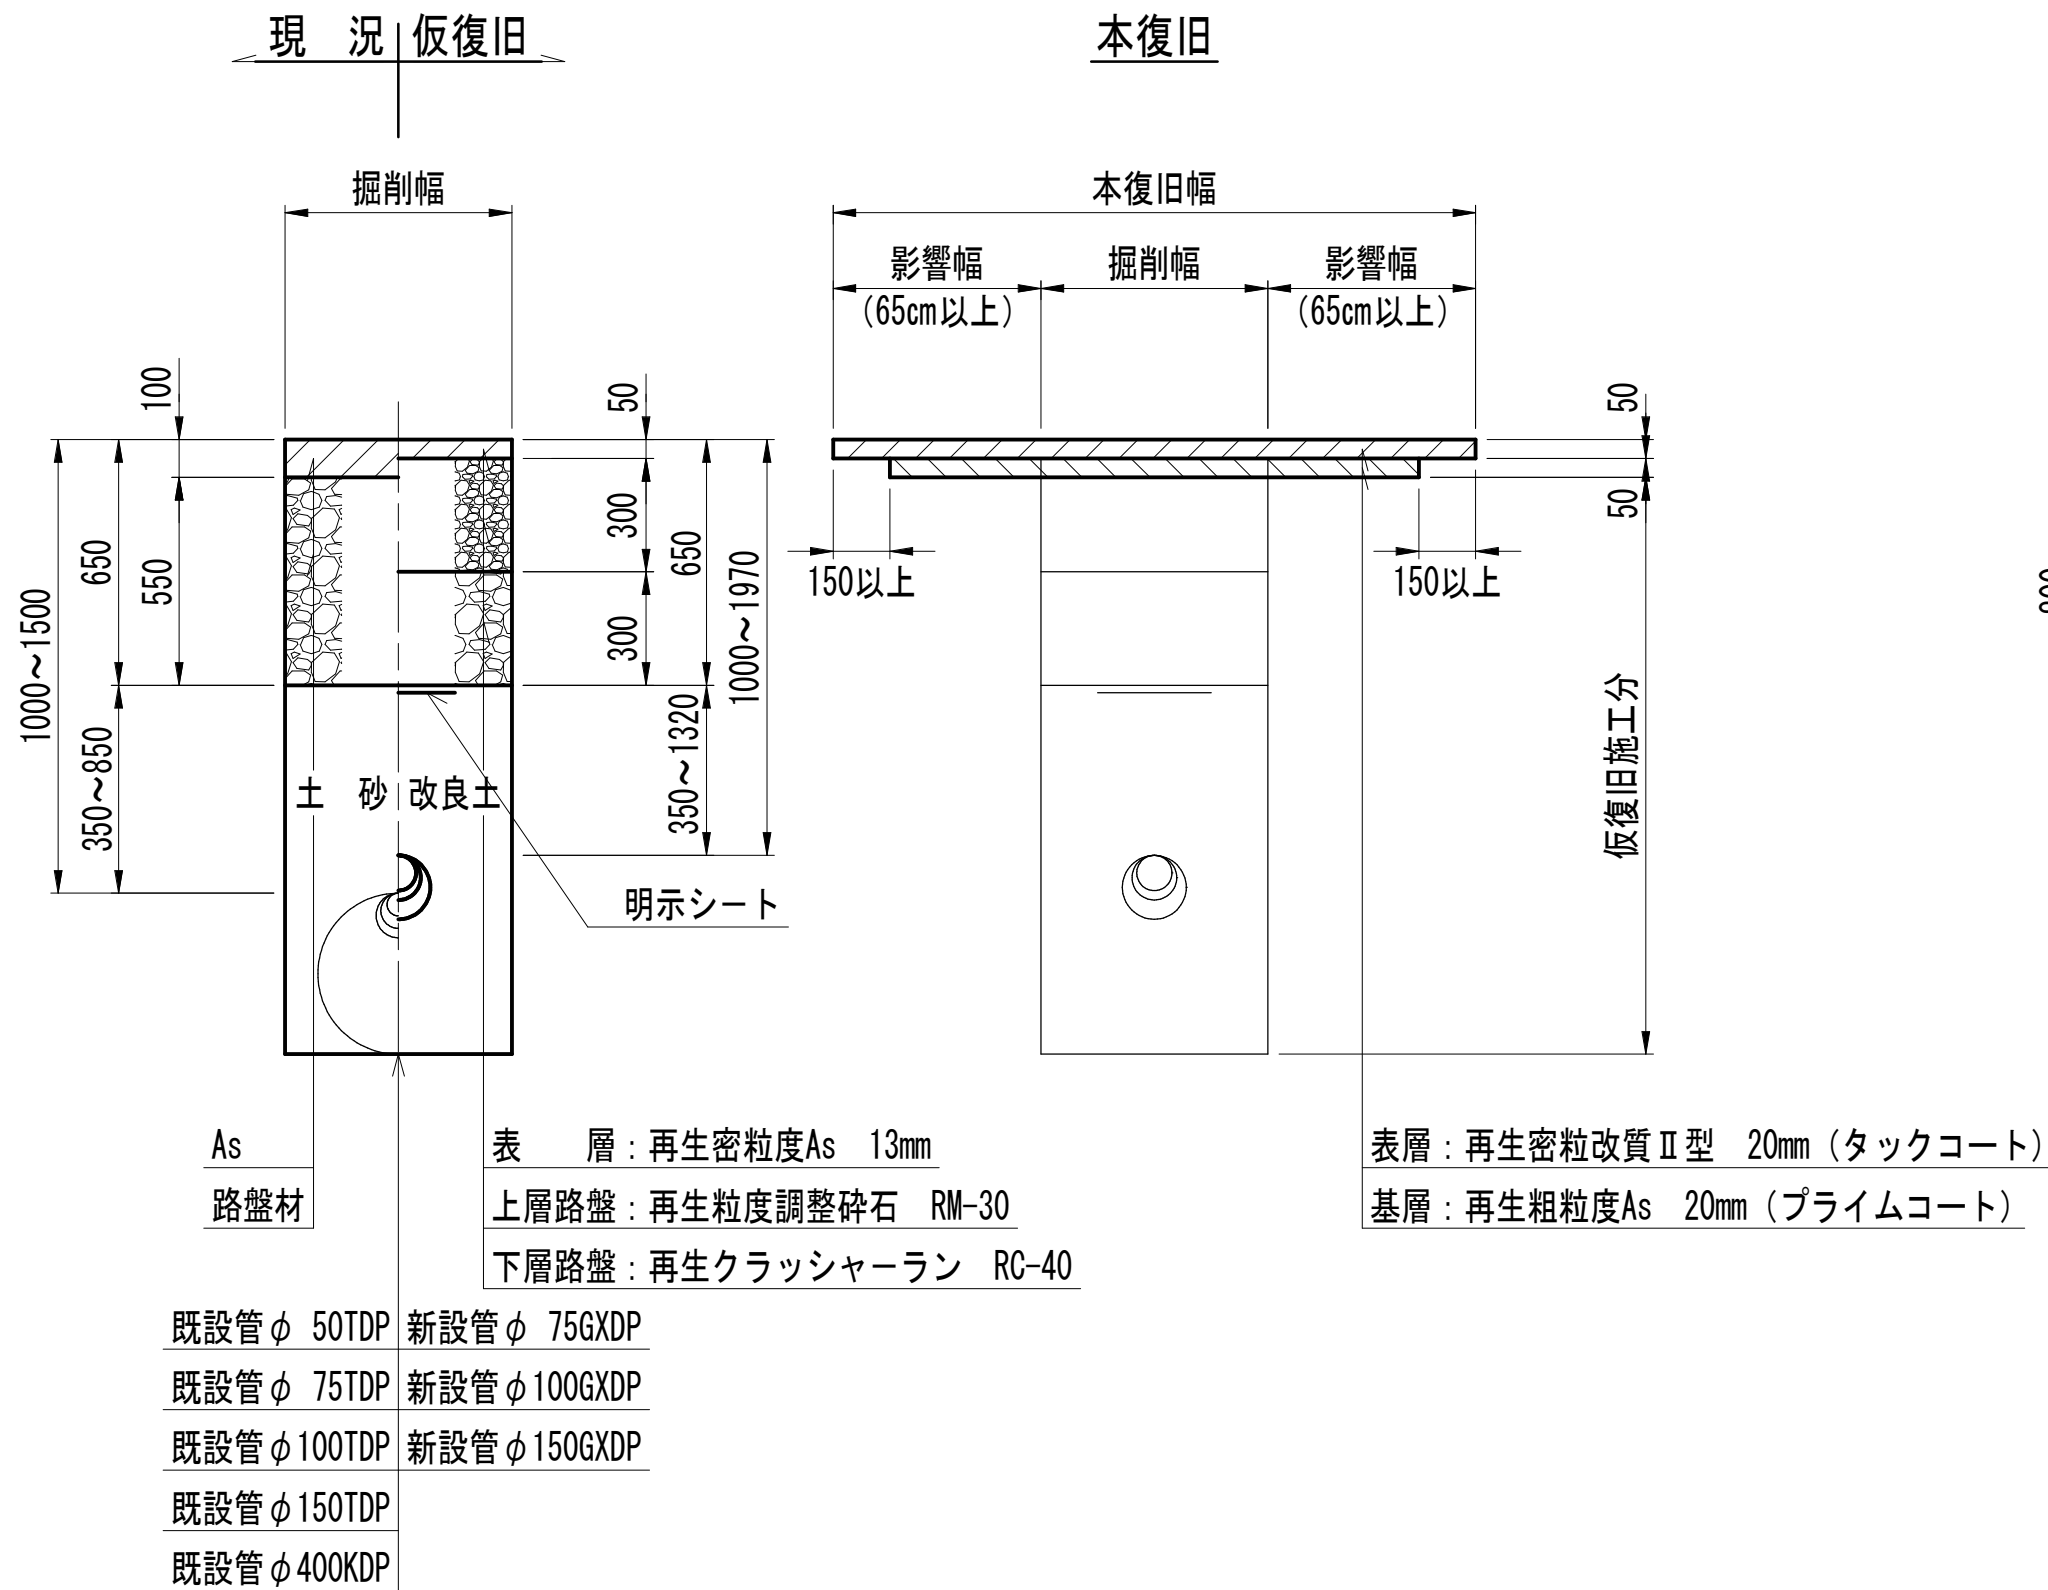


C 復旧

(私道 As舗装)

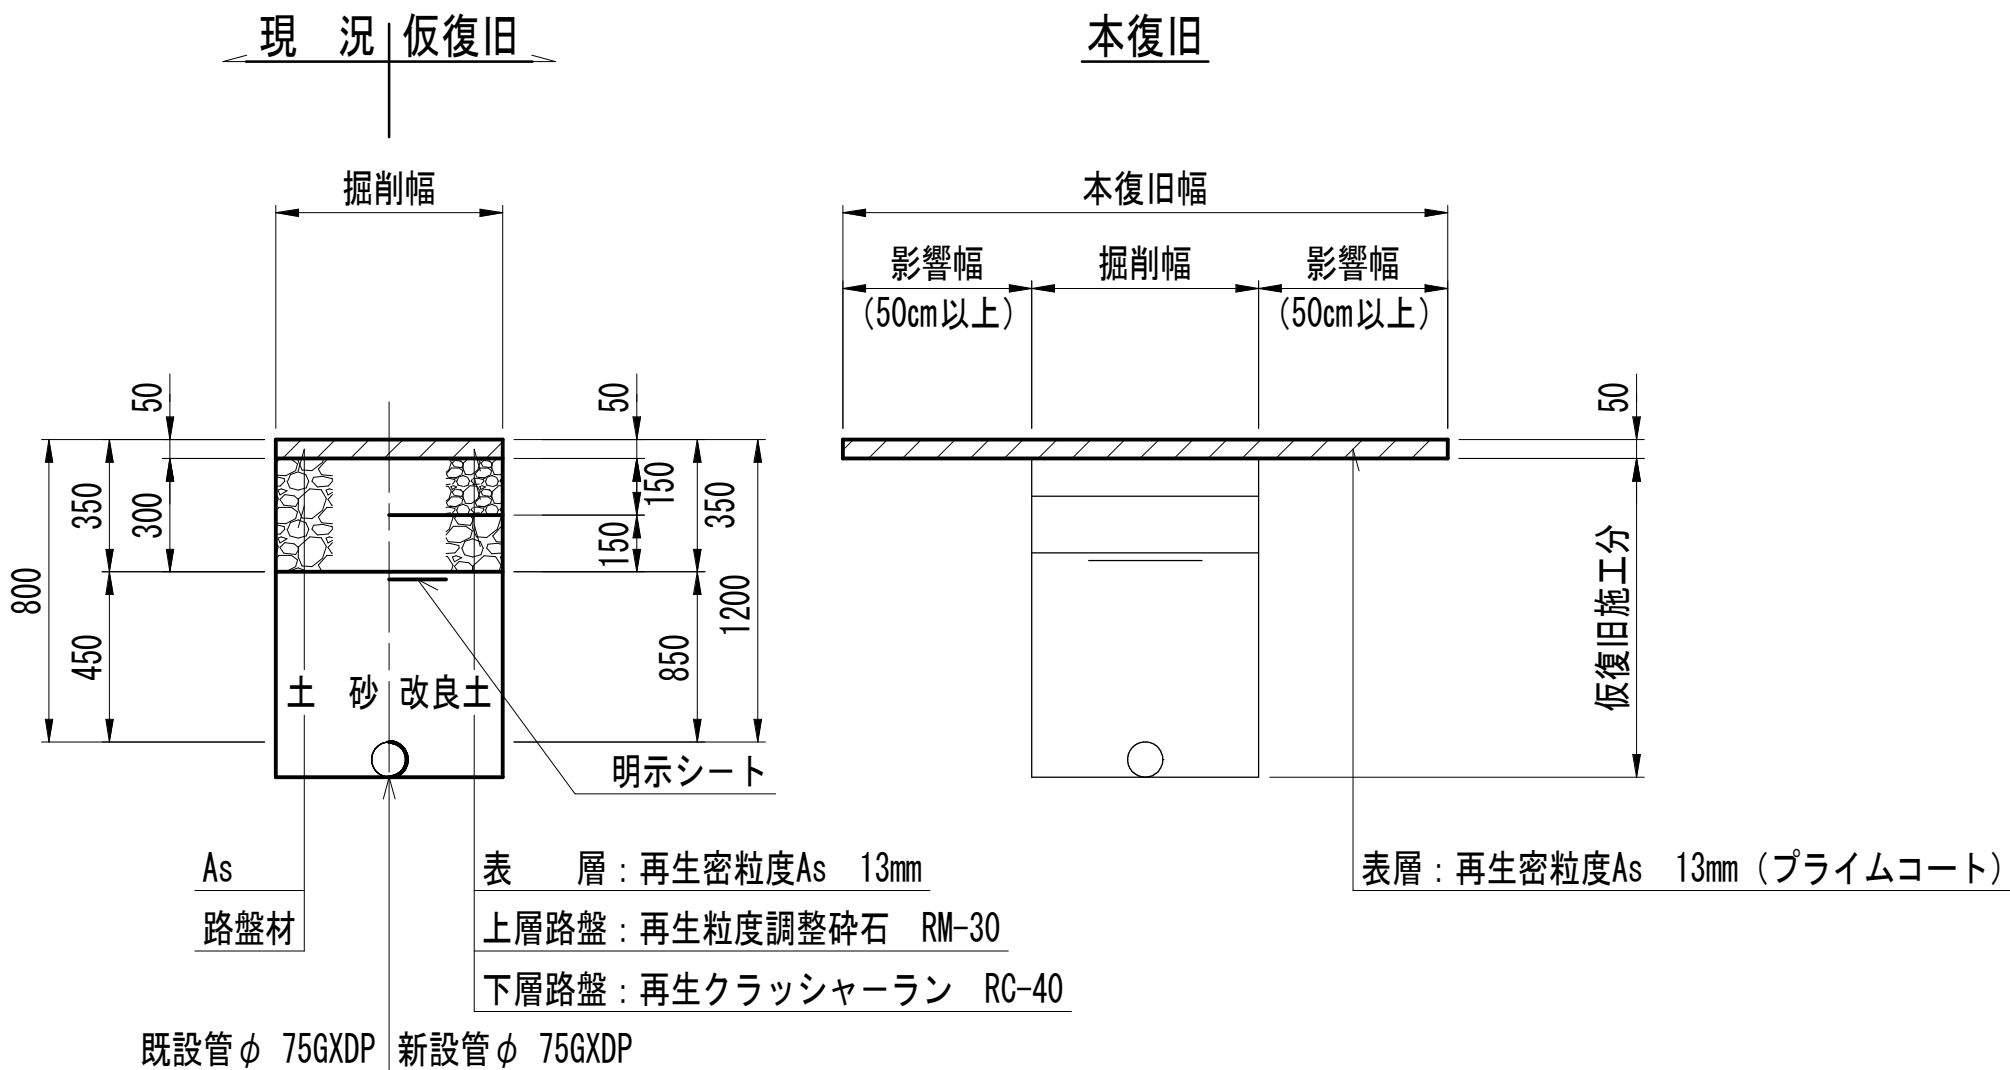


E 復旧

(松戸市普通歩道車両出入り口 不特定多数)

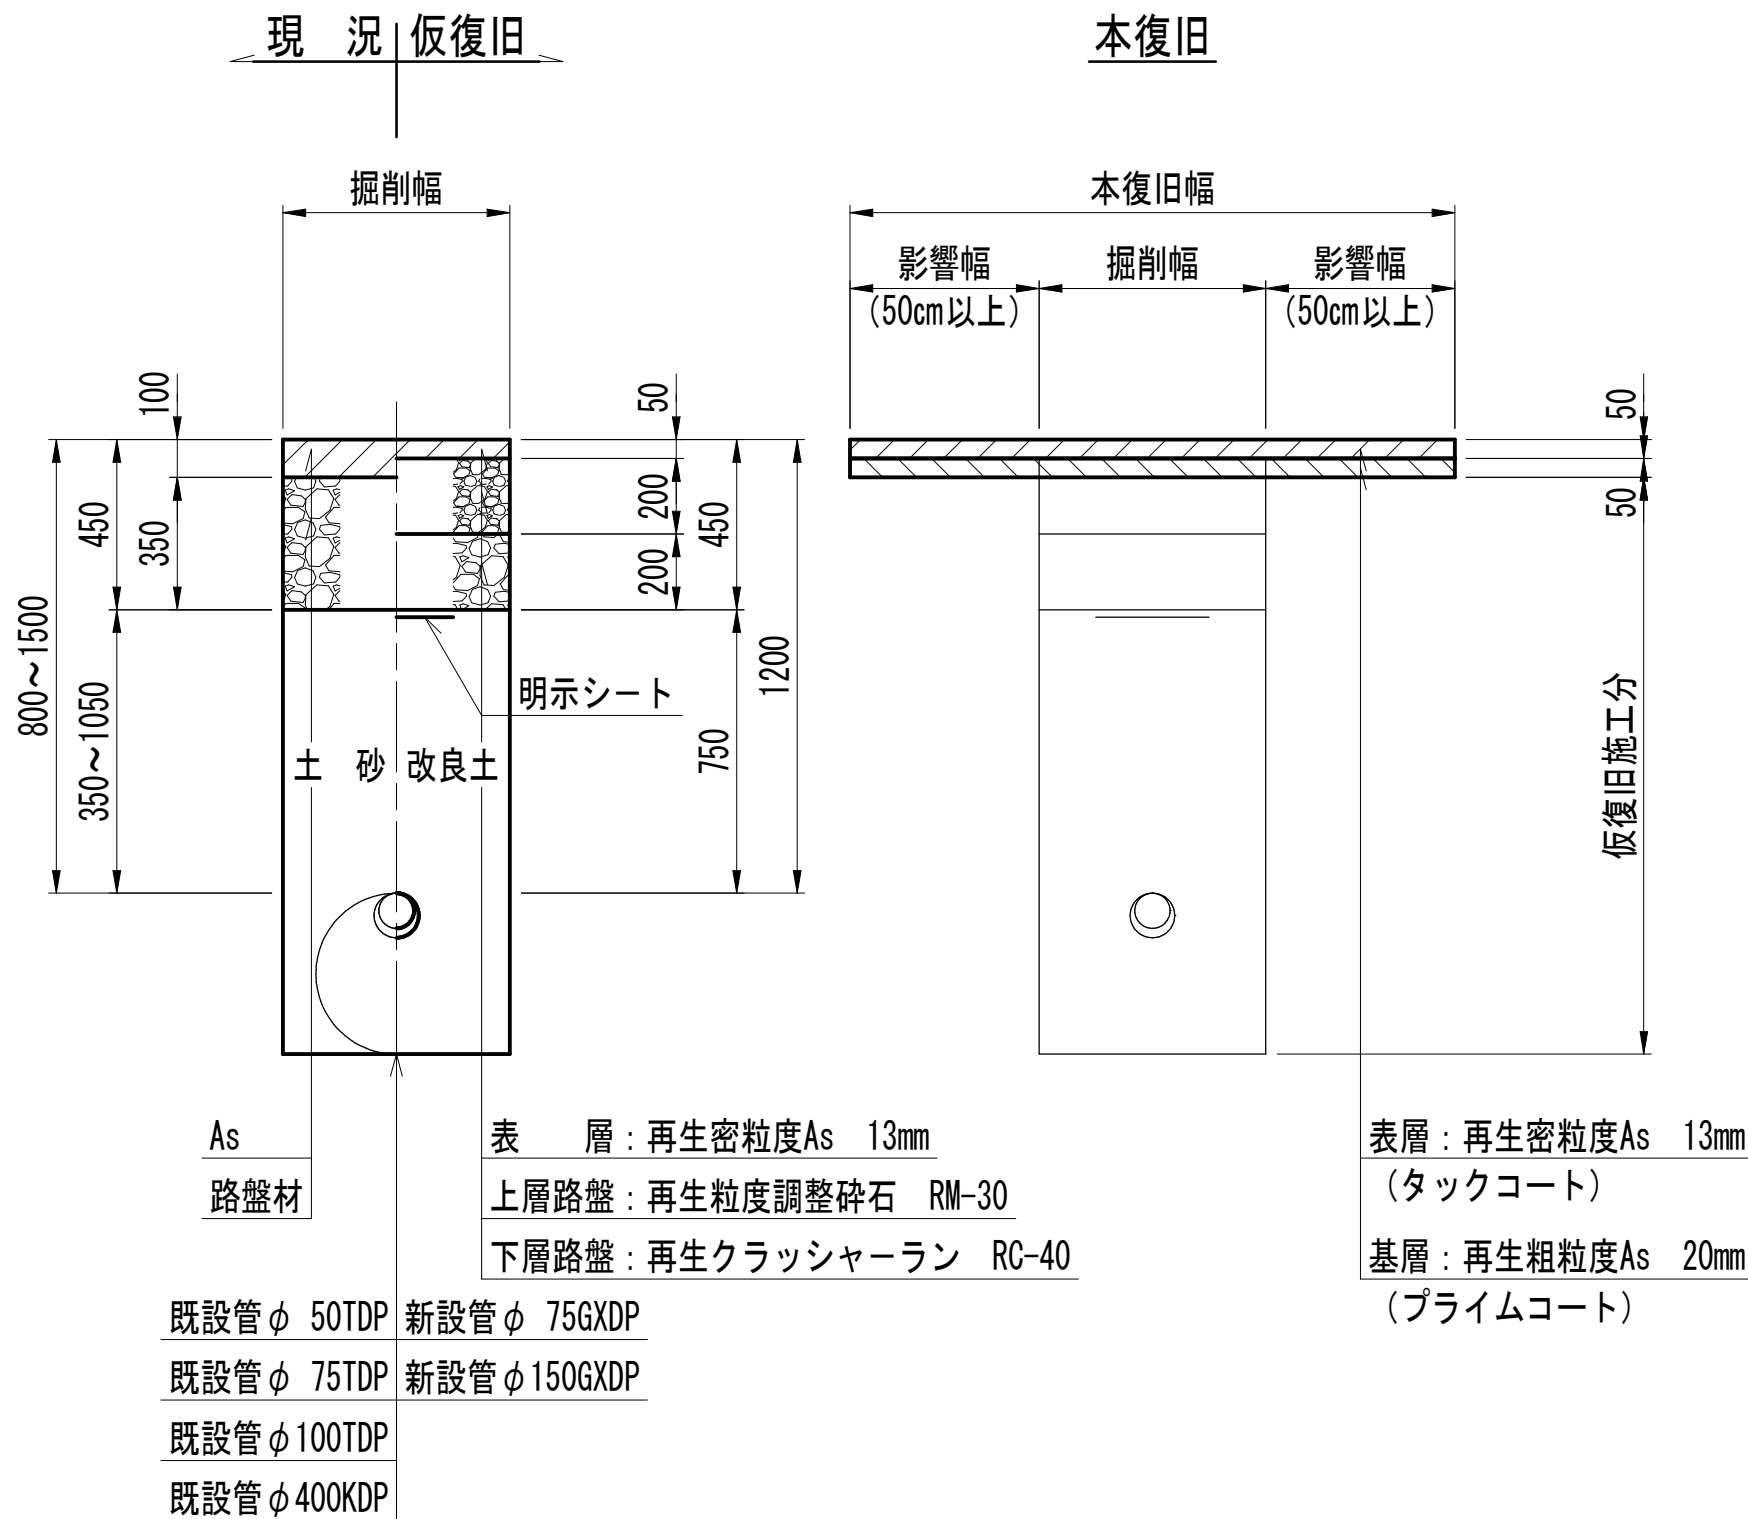


B 復旧

(松戸市一般 交通区分:N3)

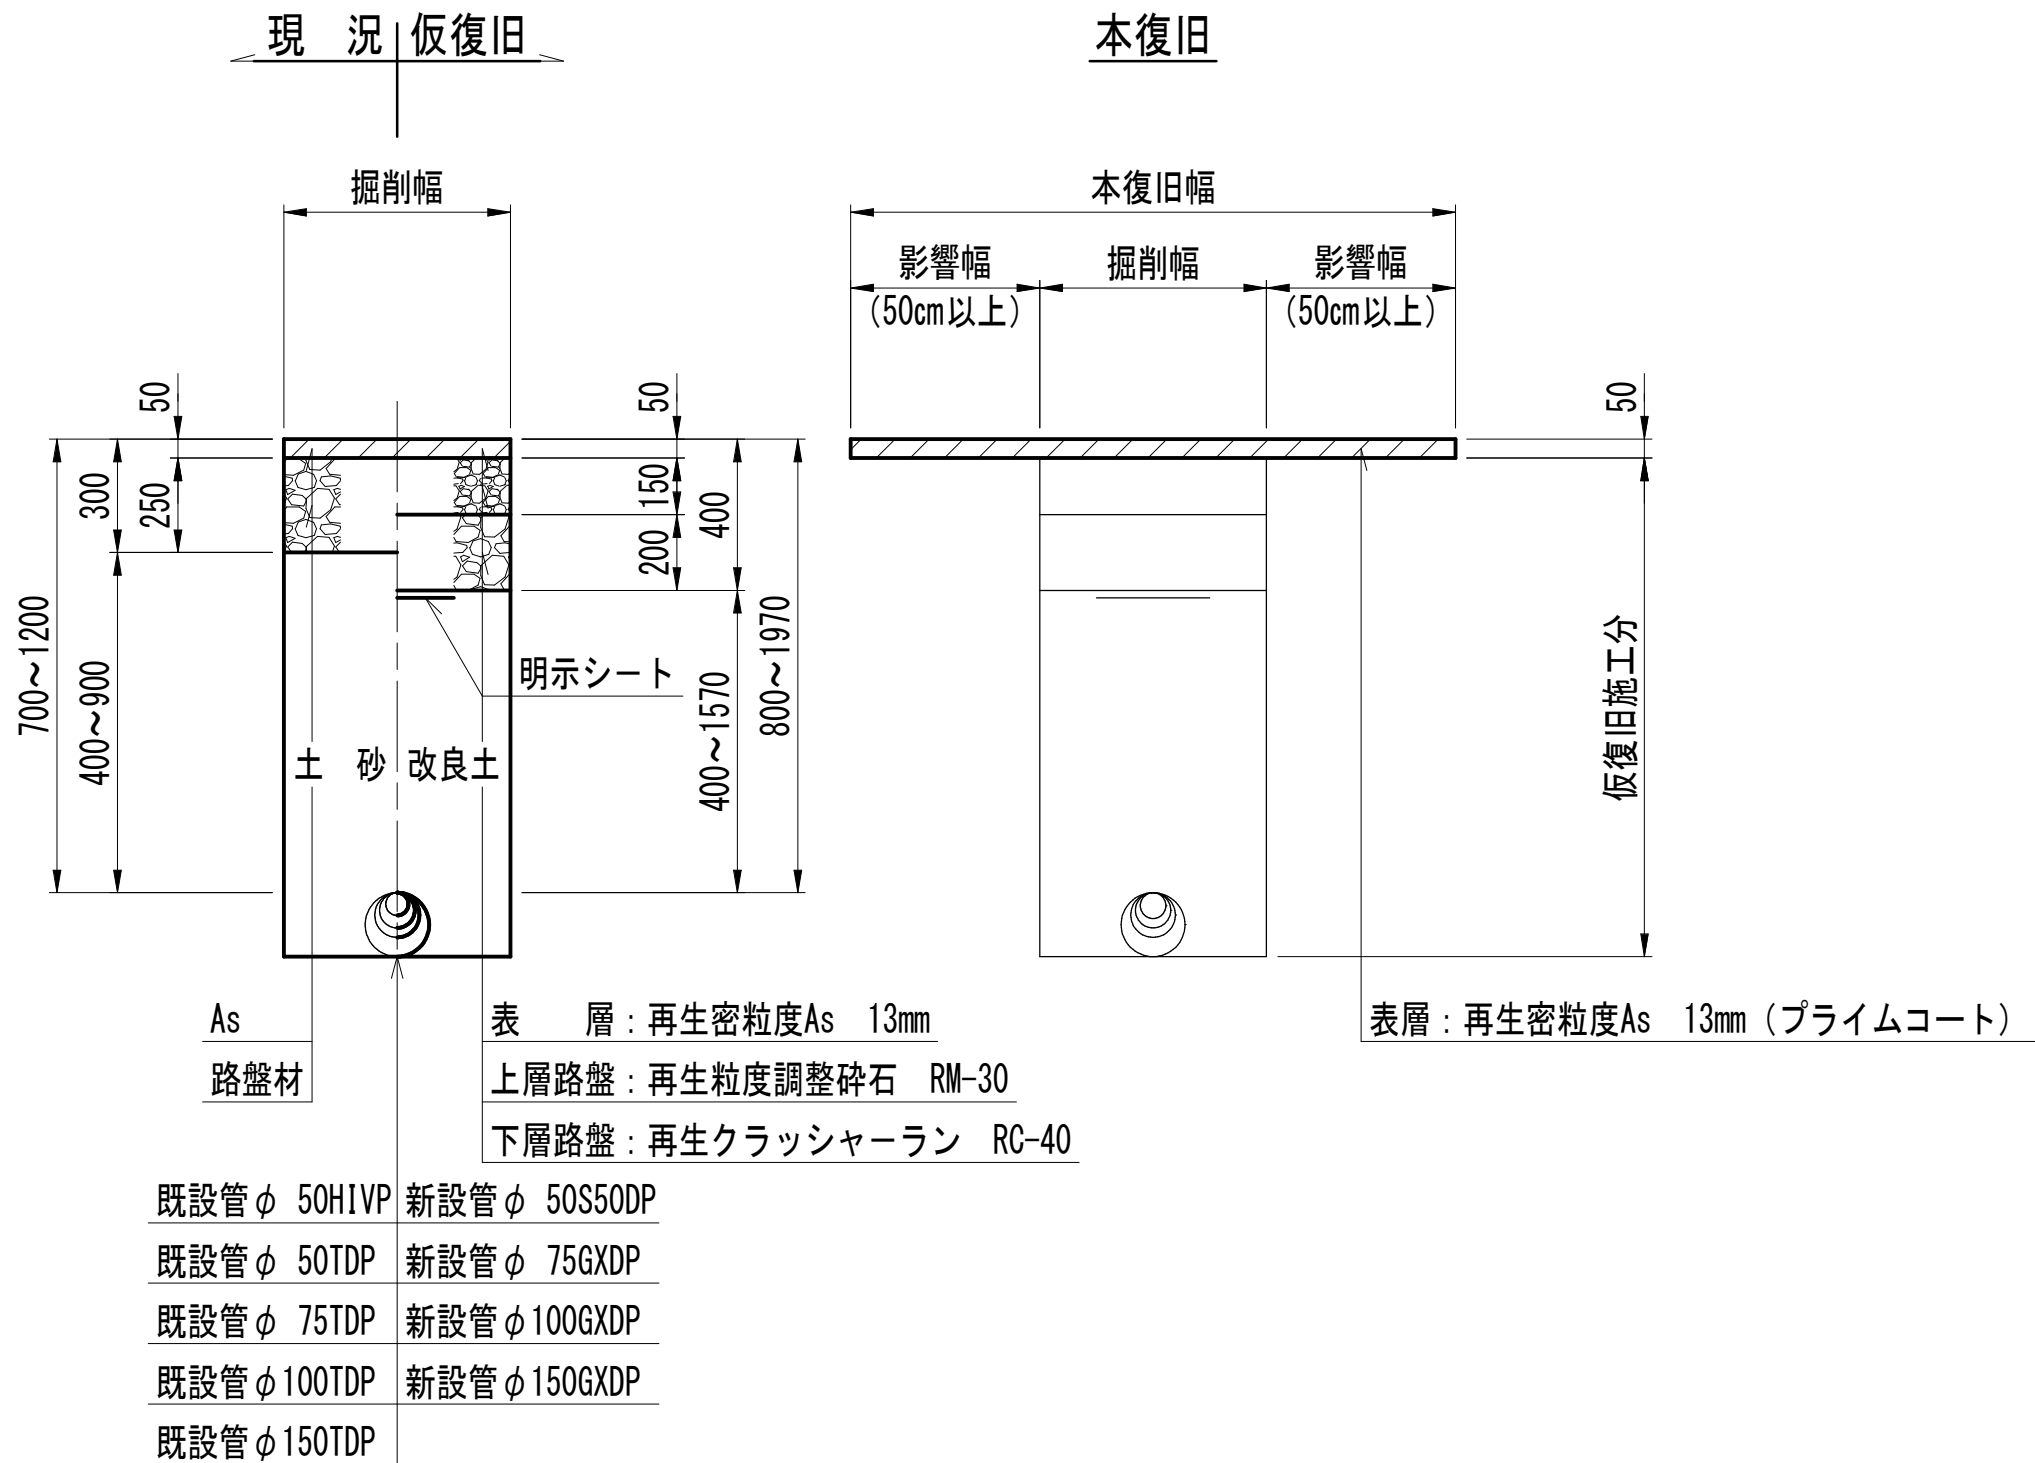

D 復旧

(松戸市普通歩道一般)

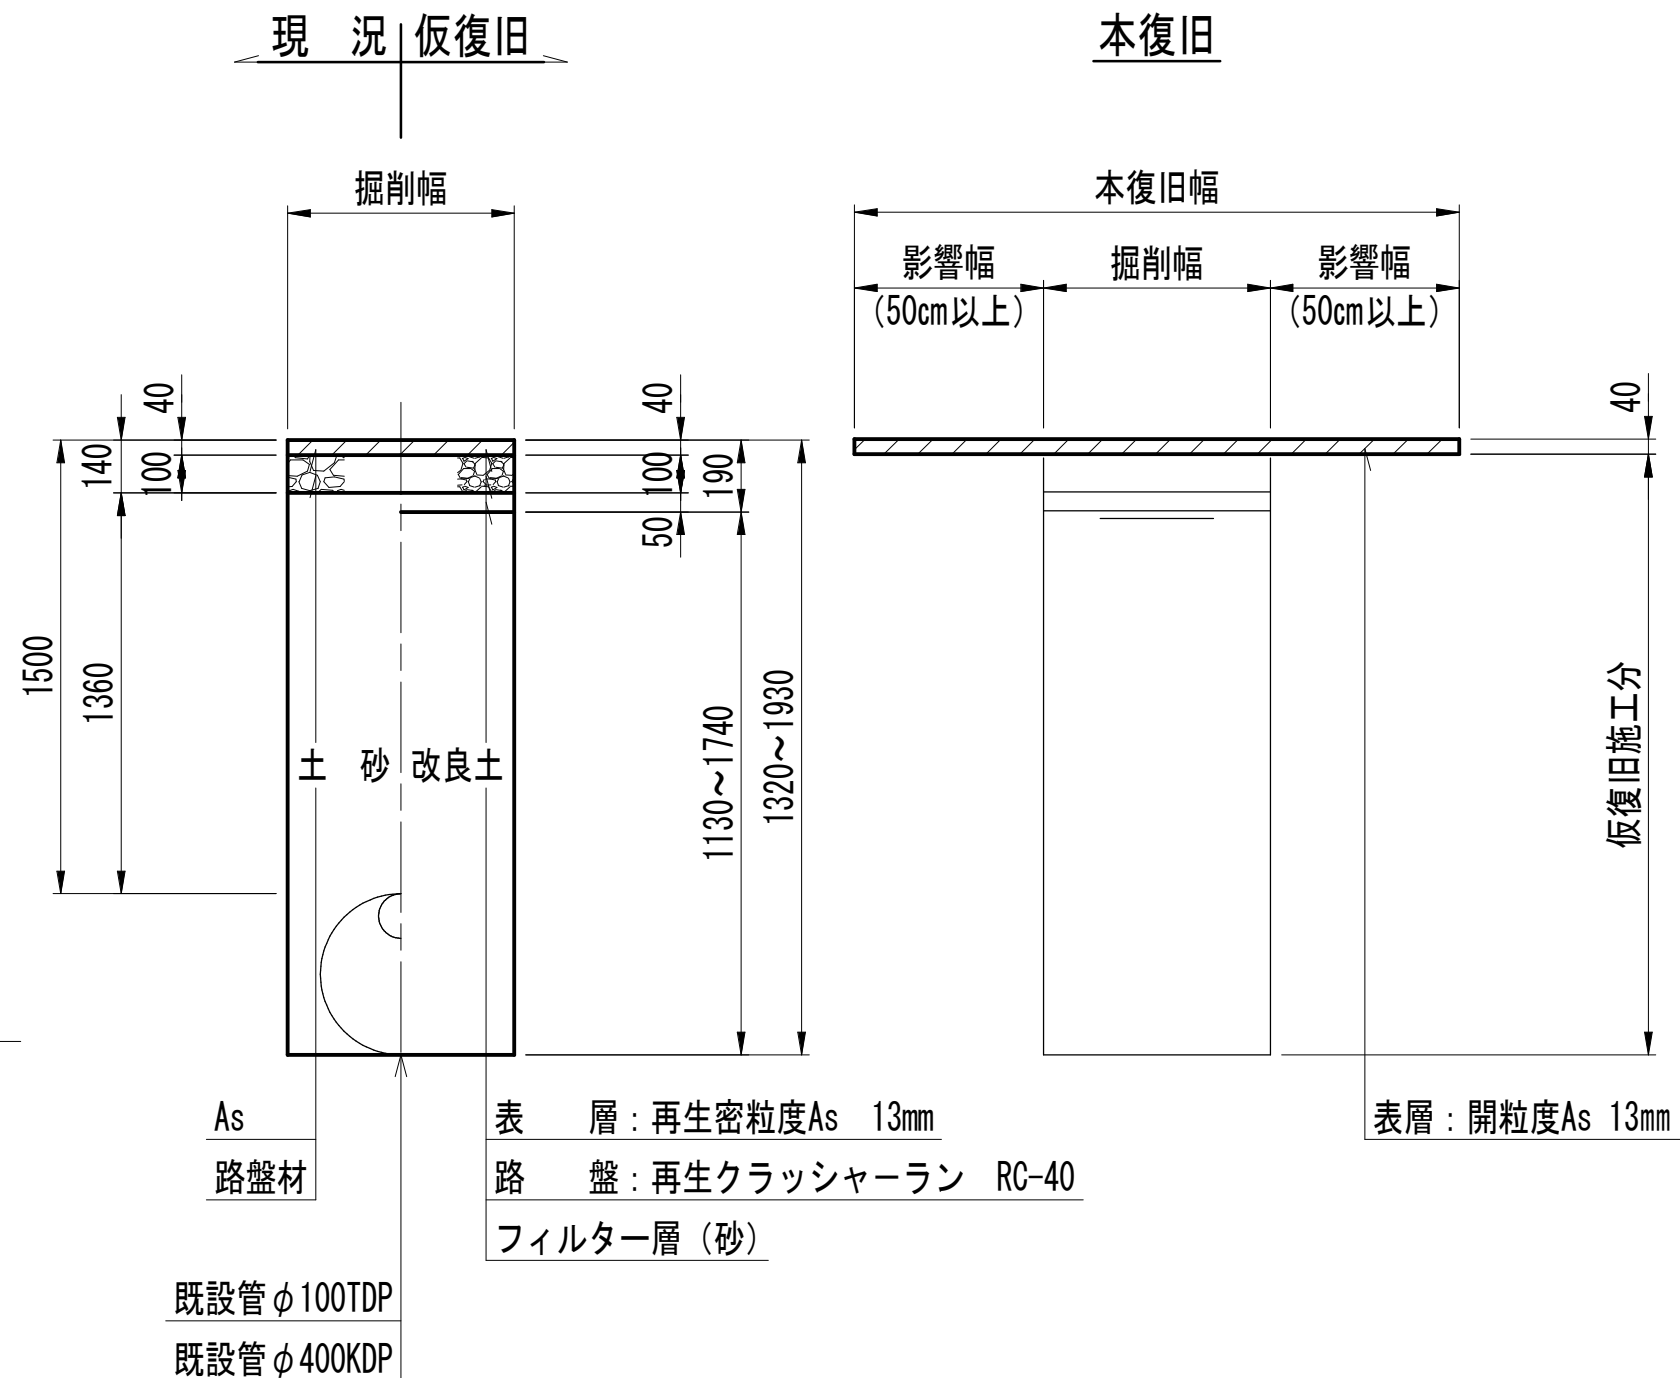


浅層埋設


工 事 名 称	松戸市糞台7丁目6番地先 配水管整備工事		
図 面 名 称	路面復旧図		
図 面 数	20 葉中 9	縮 尺	1:20
完 成	年 月 日	工事番号	水市8・9第7号
区 画 記 号	C - 4 千葉県企業局		
整理番号		施工業者	
所長	次長	課長	設計
所長	次長	課長	監督
			製図
			製図

配管参考図 (1/6)


S=NONE

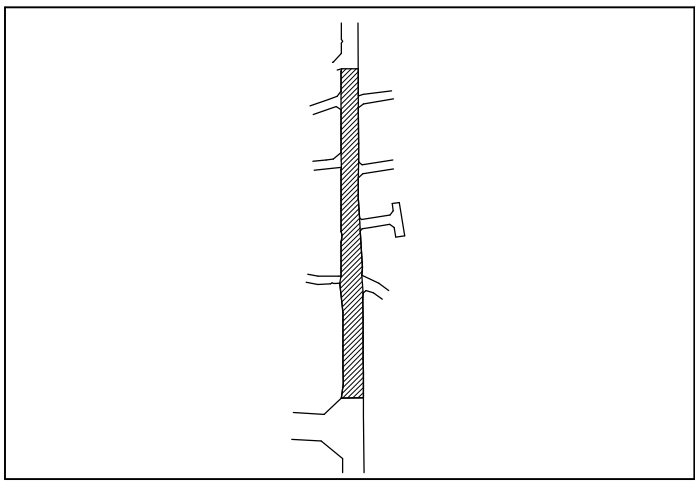

【参考】
吊り防護平面図



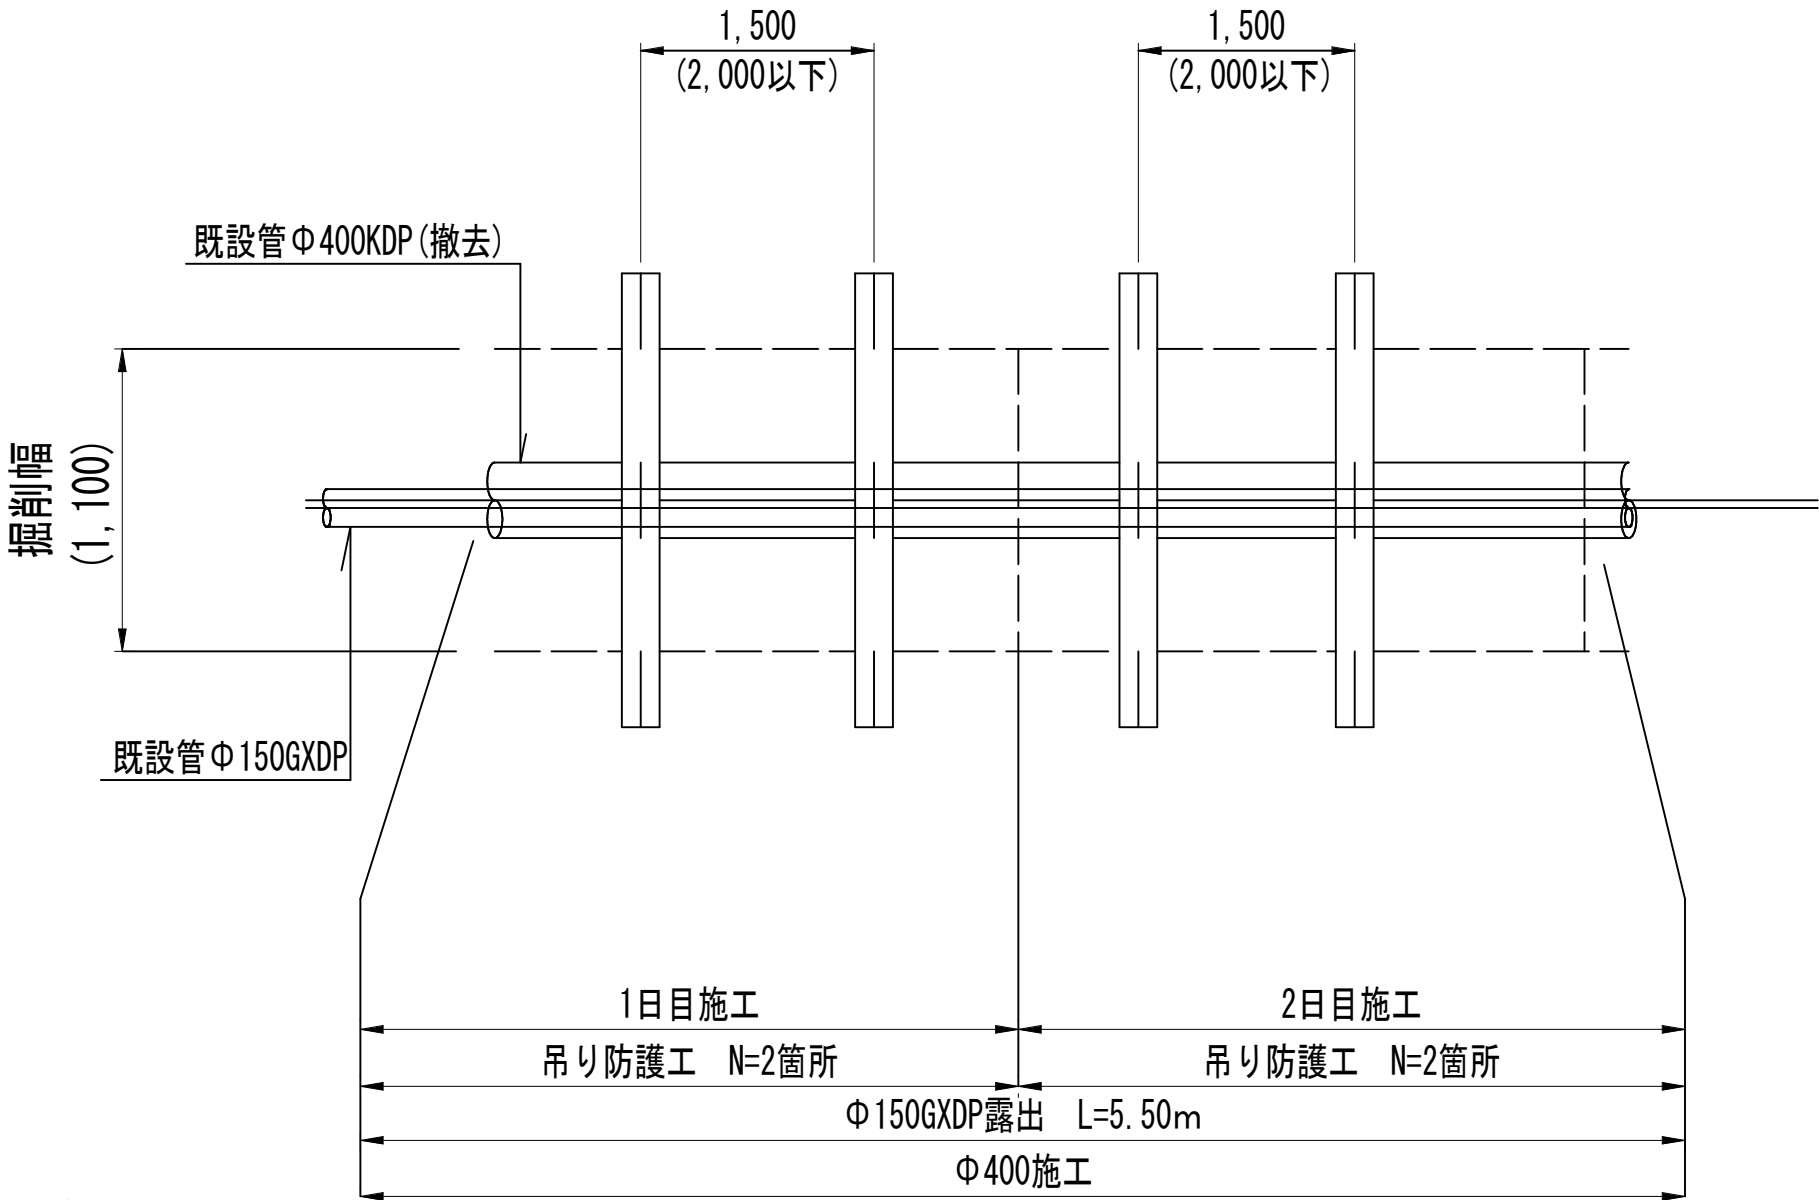


【参考】
吊り防護平面図

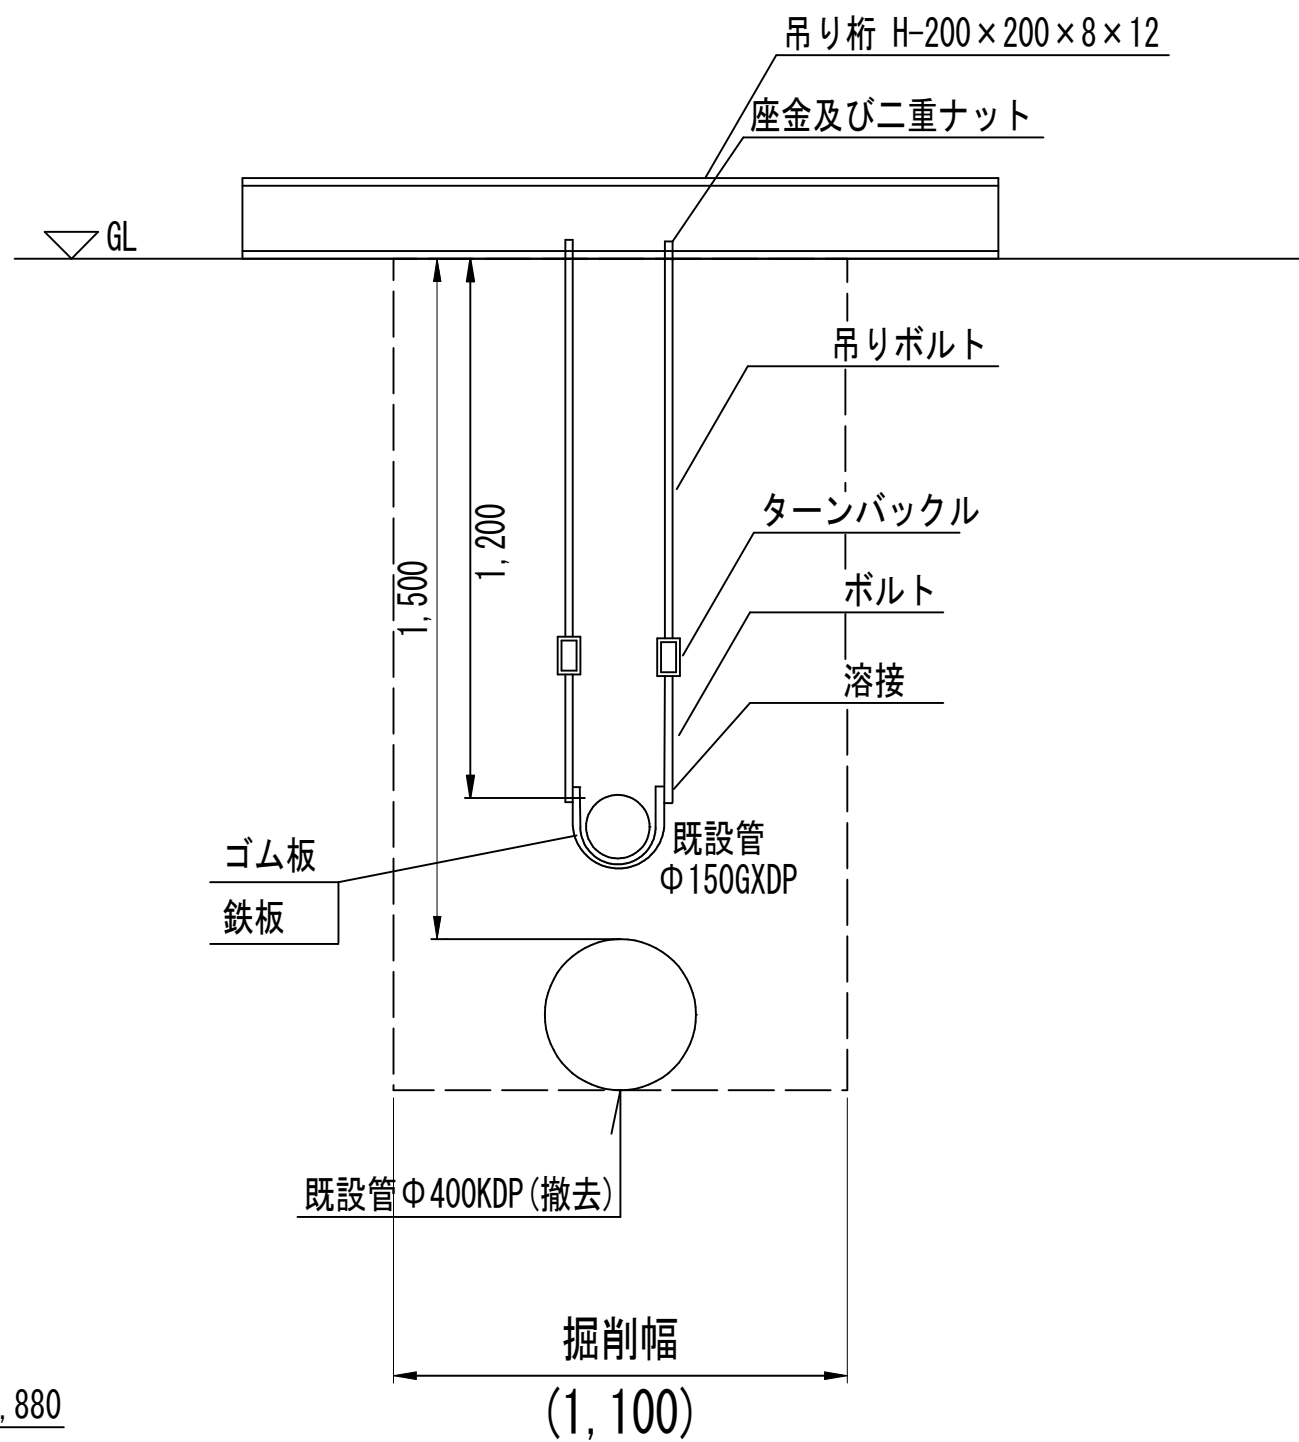

※1日施工当たり2組を転用する。

ア箇所詳細図

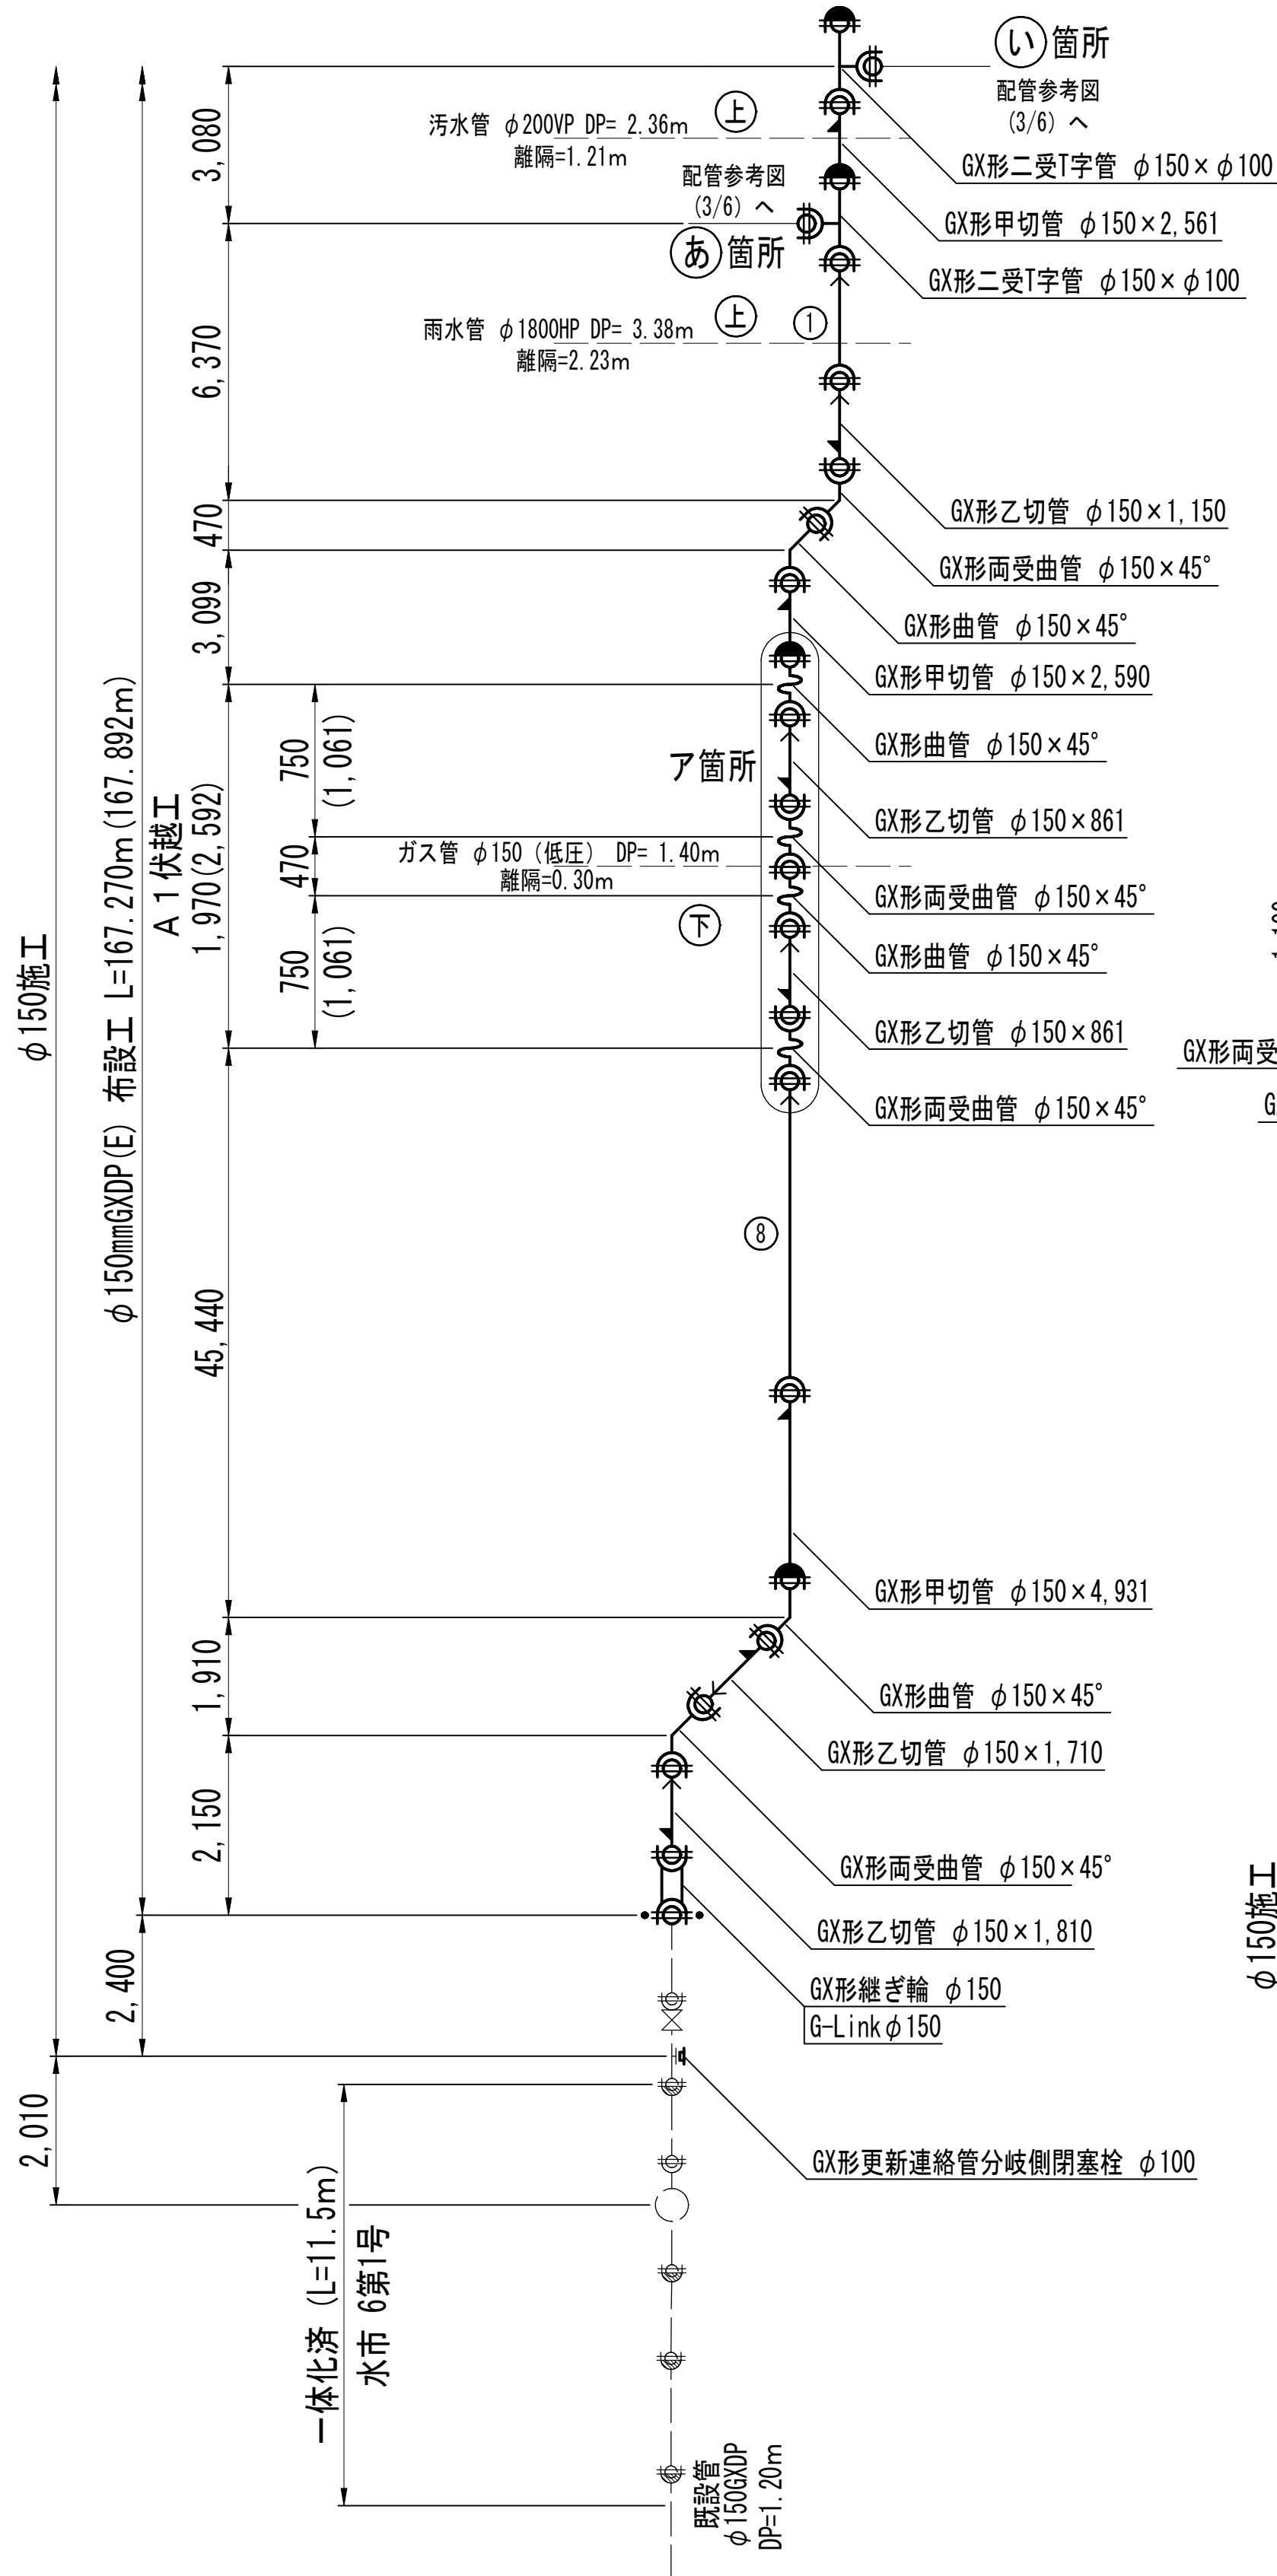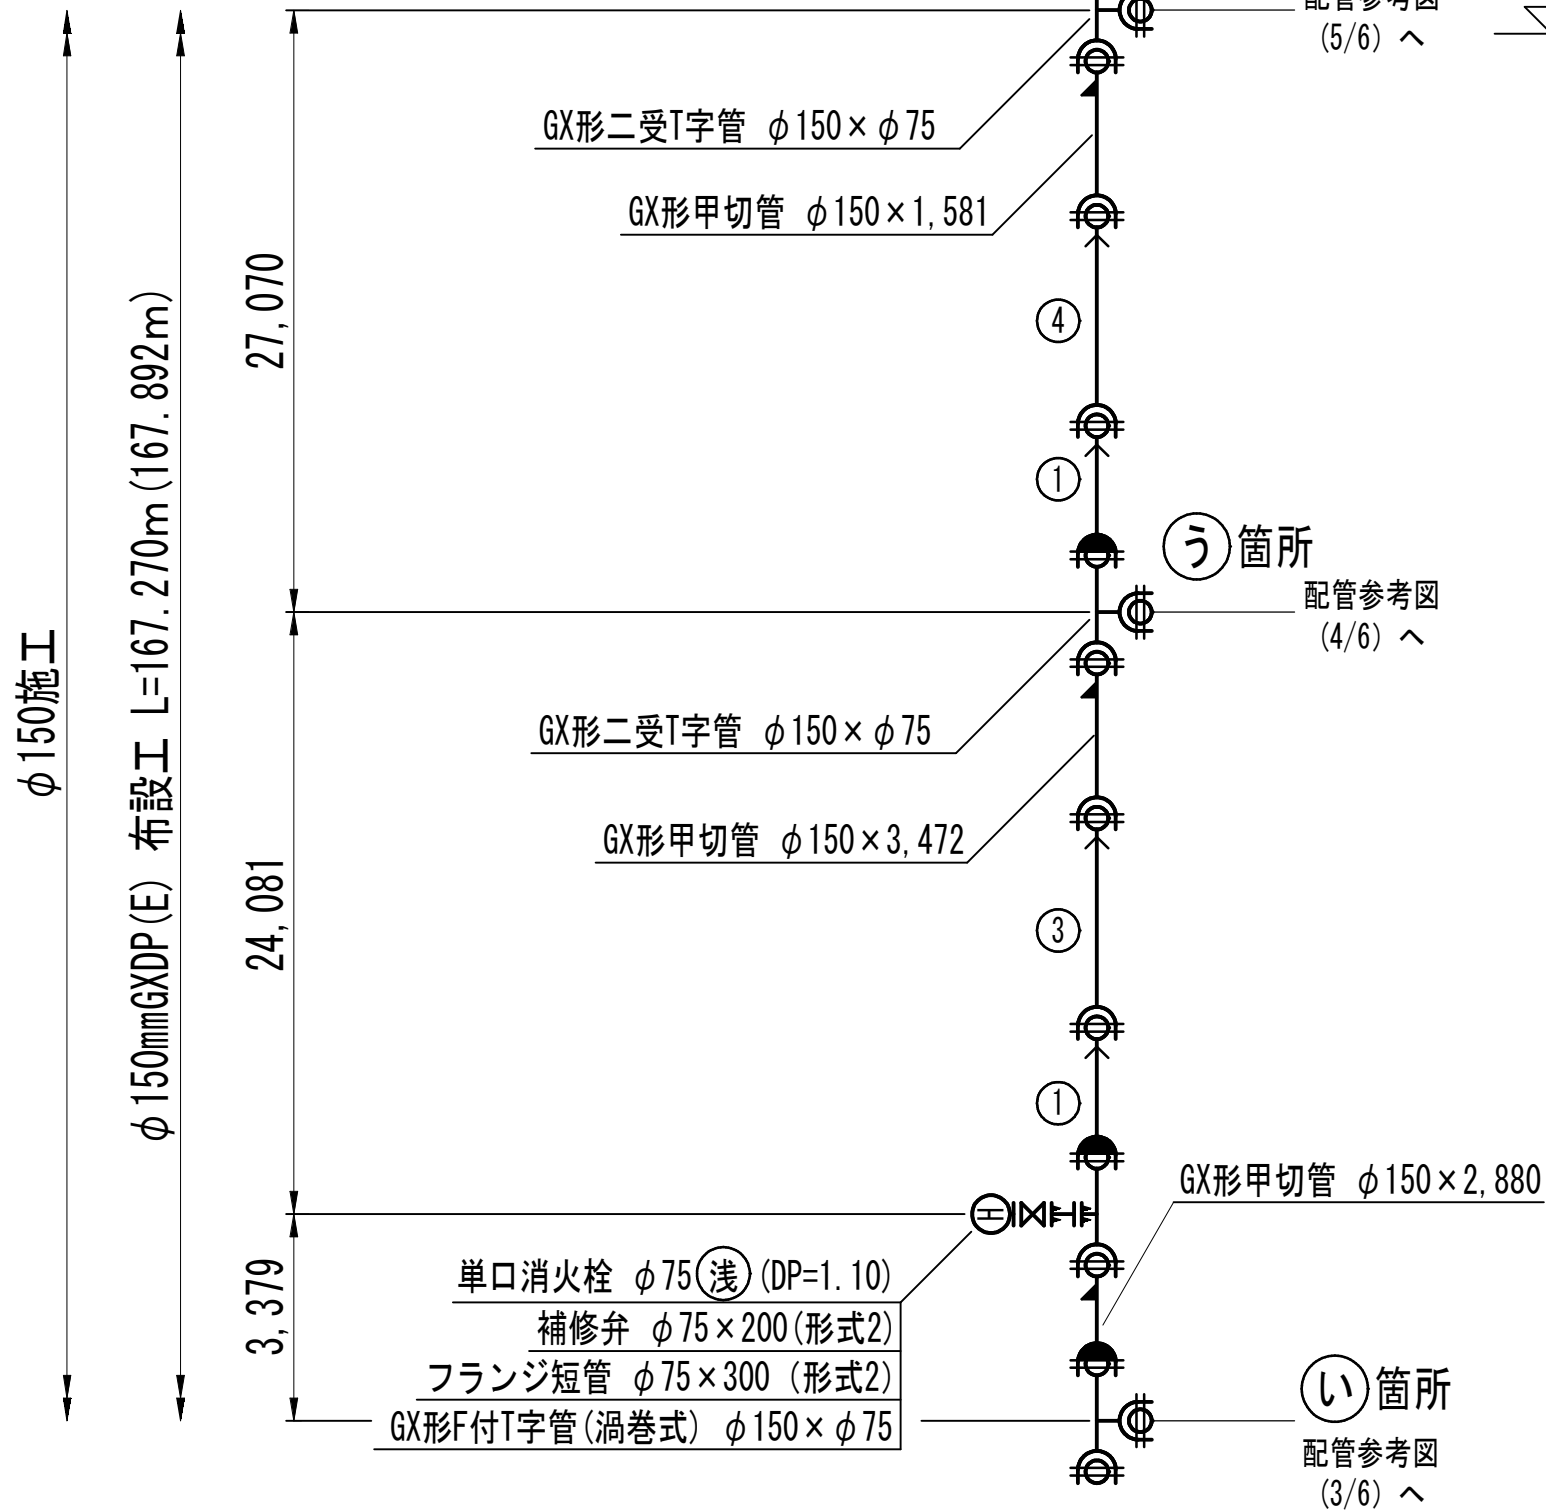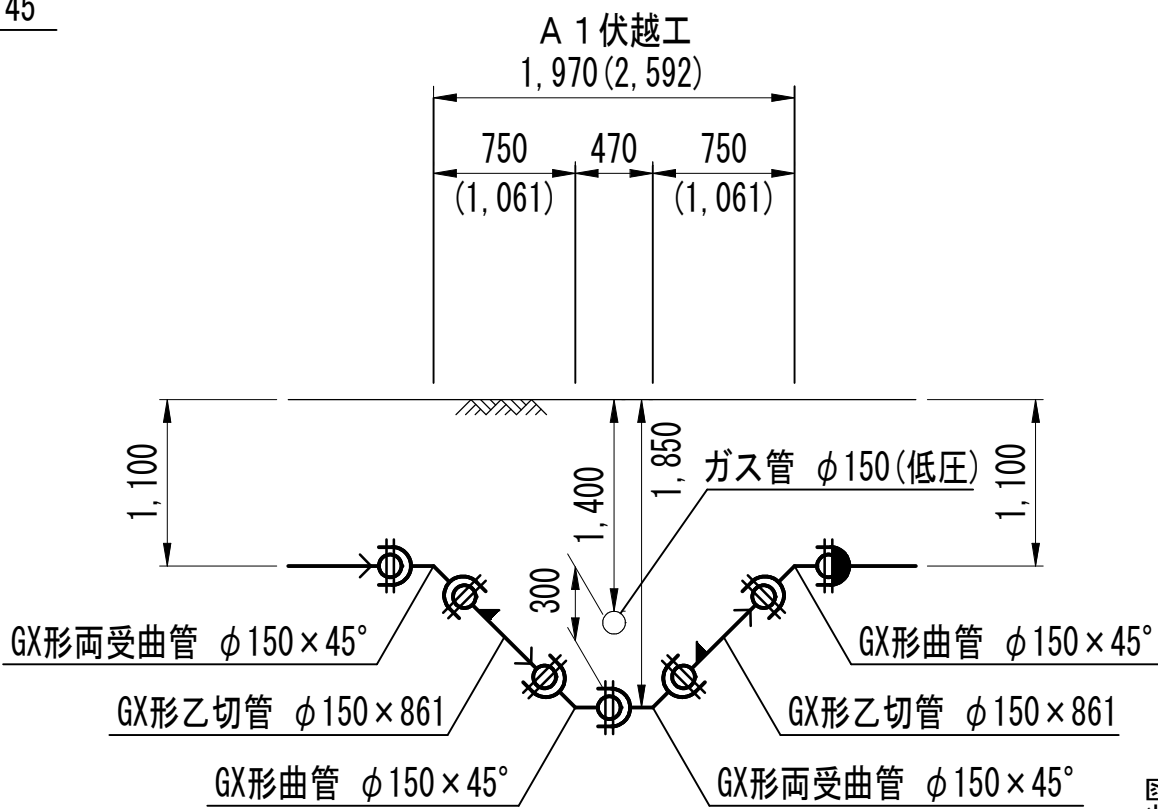

GX形切管の有効長の最小長さ (挿しロリング加工時)		
呼び径	甲切管	乙切管
φ 75 GX形	700mm	770mm
φ 100 GX形	720mm	770mm
φ 150 GX形	740mm	770mm

GX形継ぎ手ライン使用による伸び量	
呼び径	ラインによる伸び量
φ 75～φ 100 GX形	29mm
φ 150～φ 250 GX形	39mm

GX形継ぎ輪の胴付寸法	
呼び径	標準胴付寸法
φ 75 GX形	190mm
φ 100 GX形	200mm
φ 150 GX形	240mm

GX形曲管部一体化長さ (水圧1.3MPa)				
呼び径	φ 75	φ 100	φ 150	
土被り	0.60m以上			
水平曲管部 Sベント部 伏せ越し部	22.5°以下 22.5°を超え 45°以下 45°を超え 90°以下	1.0m 1.0m 1.0m 4.0m	1.0m 1.0m 1.0m 5.0m	1.0m 1.0m 1.0m 6.0m

GX形水平T字管部一体化長さ (水圧1.3MPa)	
呼び径	φ 75～φ 300
枝管	75～100
土被り	0.60m以上
水平T字管部	1.0m

管端部・仕切弁部一体化長さ (水圧1.3MPa)			
呼び径	φ 75	φ 100	φ 150
土被り	0.80m		
管端部および仕切弁部	9.5m (7.0m)	12.0m (9.0m)	16.5m (12.5m)
土被り	1.00m		
管端部および仕切弁部	8.0m (6.0m)	9.5m (7.5m)	13.5m (10.0m)
土被り	1.20m		
管端部および仕切弁部	6.5m (5.0m)	8.0m (6.0m)	11.5m (8.5m)

※ () 内数値は、ポリエチレンスリーブなし。

S50形切管の有効長の最小長さ	
甲切管	660mm
乙切管 挿口突部有り	770mm
乙切管 挿口突部無し	770mm

S50形継ぎ手ライン使用による伸び代	
S50形	37mm

S50形継ぎ輪の胴付間隔	
S50形	220mm

S50形曲管部一体化長さ (水圧1.3MPa)		
呼び径	φ 50	
土被り	0.60m以上	
水平曲管部 Sベント部 伏せ越し部	22.5°以下 22.5°を超え 45°以下 45°を超え 90°以下	1.0m 1.0m 1.0m 1.0m

S50形水平T字管部一体化長さ (水圧1.3MPa)	
呼び径	φ 50～φ 250
枝管	φ 50
土被り	0.60m以上
水平T字管部	1.0m

S50形片落管部一体化長さ (水圧1.3MPa)	
呼び径	大管φ75 小管φ50
土被り	0.80m
片落管部	4.5m


管端部・仕切弁部一体化長さ (水圧1.3MPa)	
呼び径	φ 50
土被り	0.8m
管端部および仕切弁部	7.5m

凡 例	
	GX形ダクタイル鋳鉄管
	GX形ダクタイル鋳鉄管 (ライン使用)
	GX形挿しロリング加工
	GX形清切加工
	GX形製作時挿し口加工済
	GX形 G-Link
	S50形ダクタイル鋳鉄管
	S50形ダクタイル鋳鉄管 (ライン使用)
	S50形製作時挿し口加工済
	S50形抜け止め押輪

浅層埋設



工 事 名	松戸市松台7丁目6番地先 配水管整備工事		
図 面 名	配管参考図 (1/6)		
図 面 数	20 葉中 10	縮 尺	NONE
完 成 日	年 月 日	工事番号	水市8・9第7号
区 画 記 号	C - 4 千葉県企業局		
整理番号	施工業者		
所長	次長	課長	設計
所長	次長	課長	監督
			製図
			製図

S=NONE


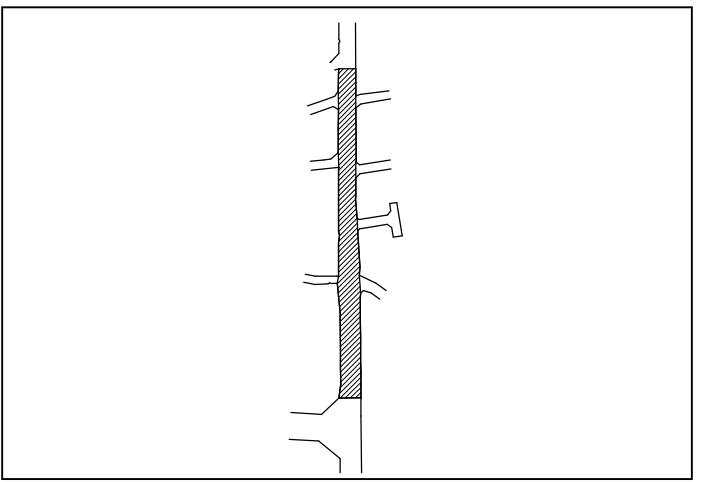


工事 名称	松戸市稔台7丁目62番地先 配水管整備工事				
図面 名称	配管参考図 (2/6)				
図面 枚数	20 葉中 11	縮 尺	NONE		
完 成 区 画 記 号	年 月 日	工事番号	水市 8・9 第 7 号		
	C - 4	千葉県企業局			
整理番号			施工業者		
所長	次長	課長	設計	製図	
所長	次長	課長	監督	製図	


配管参考図 (3/6) S=NONE

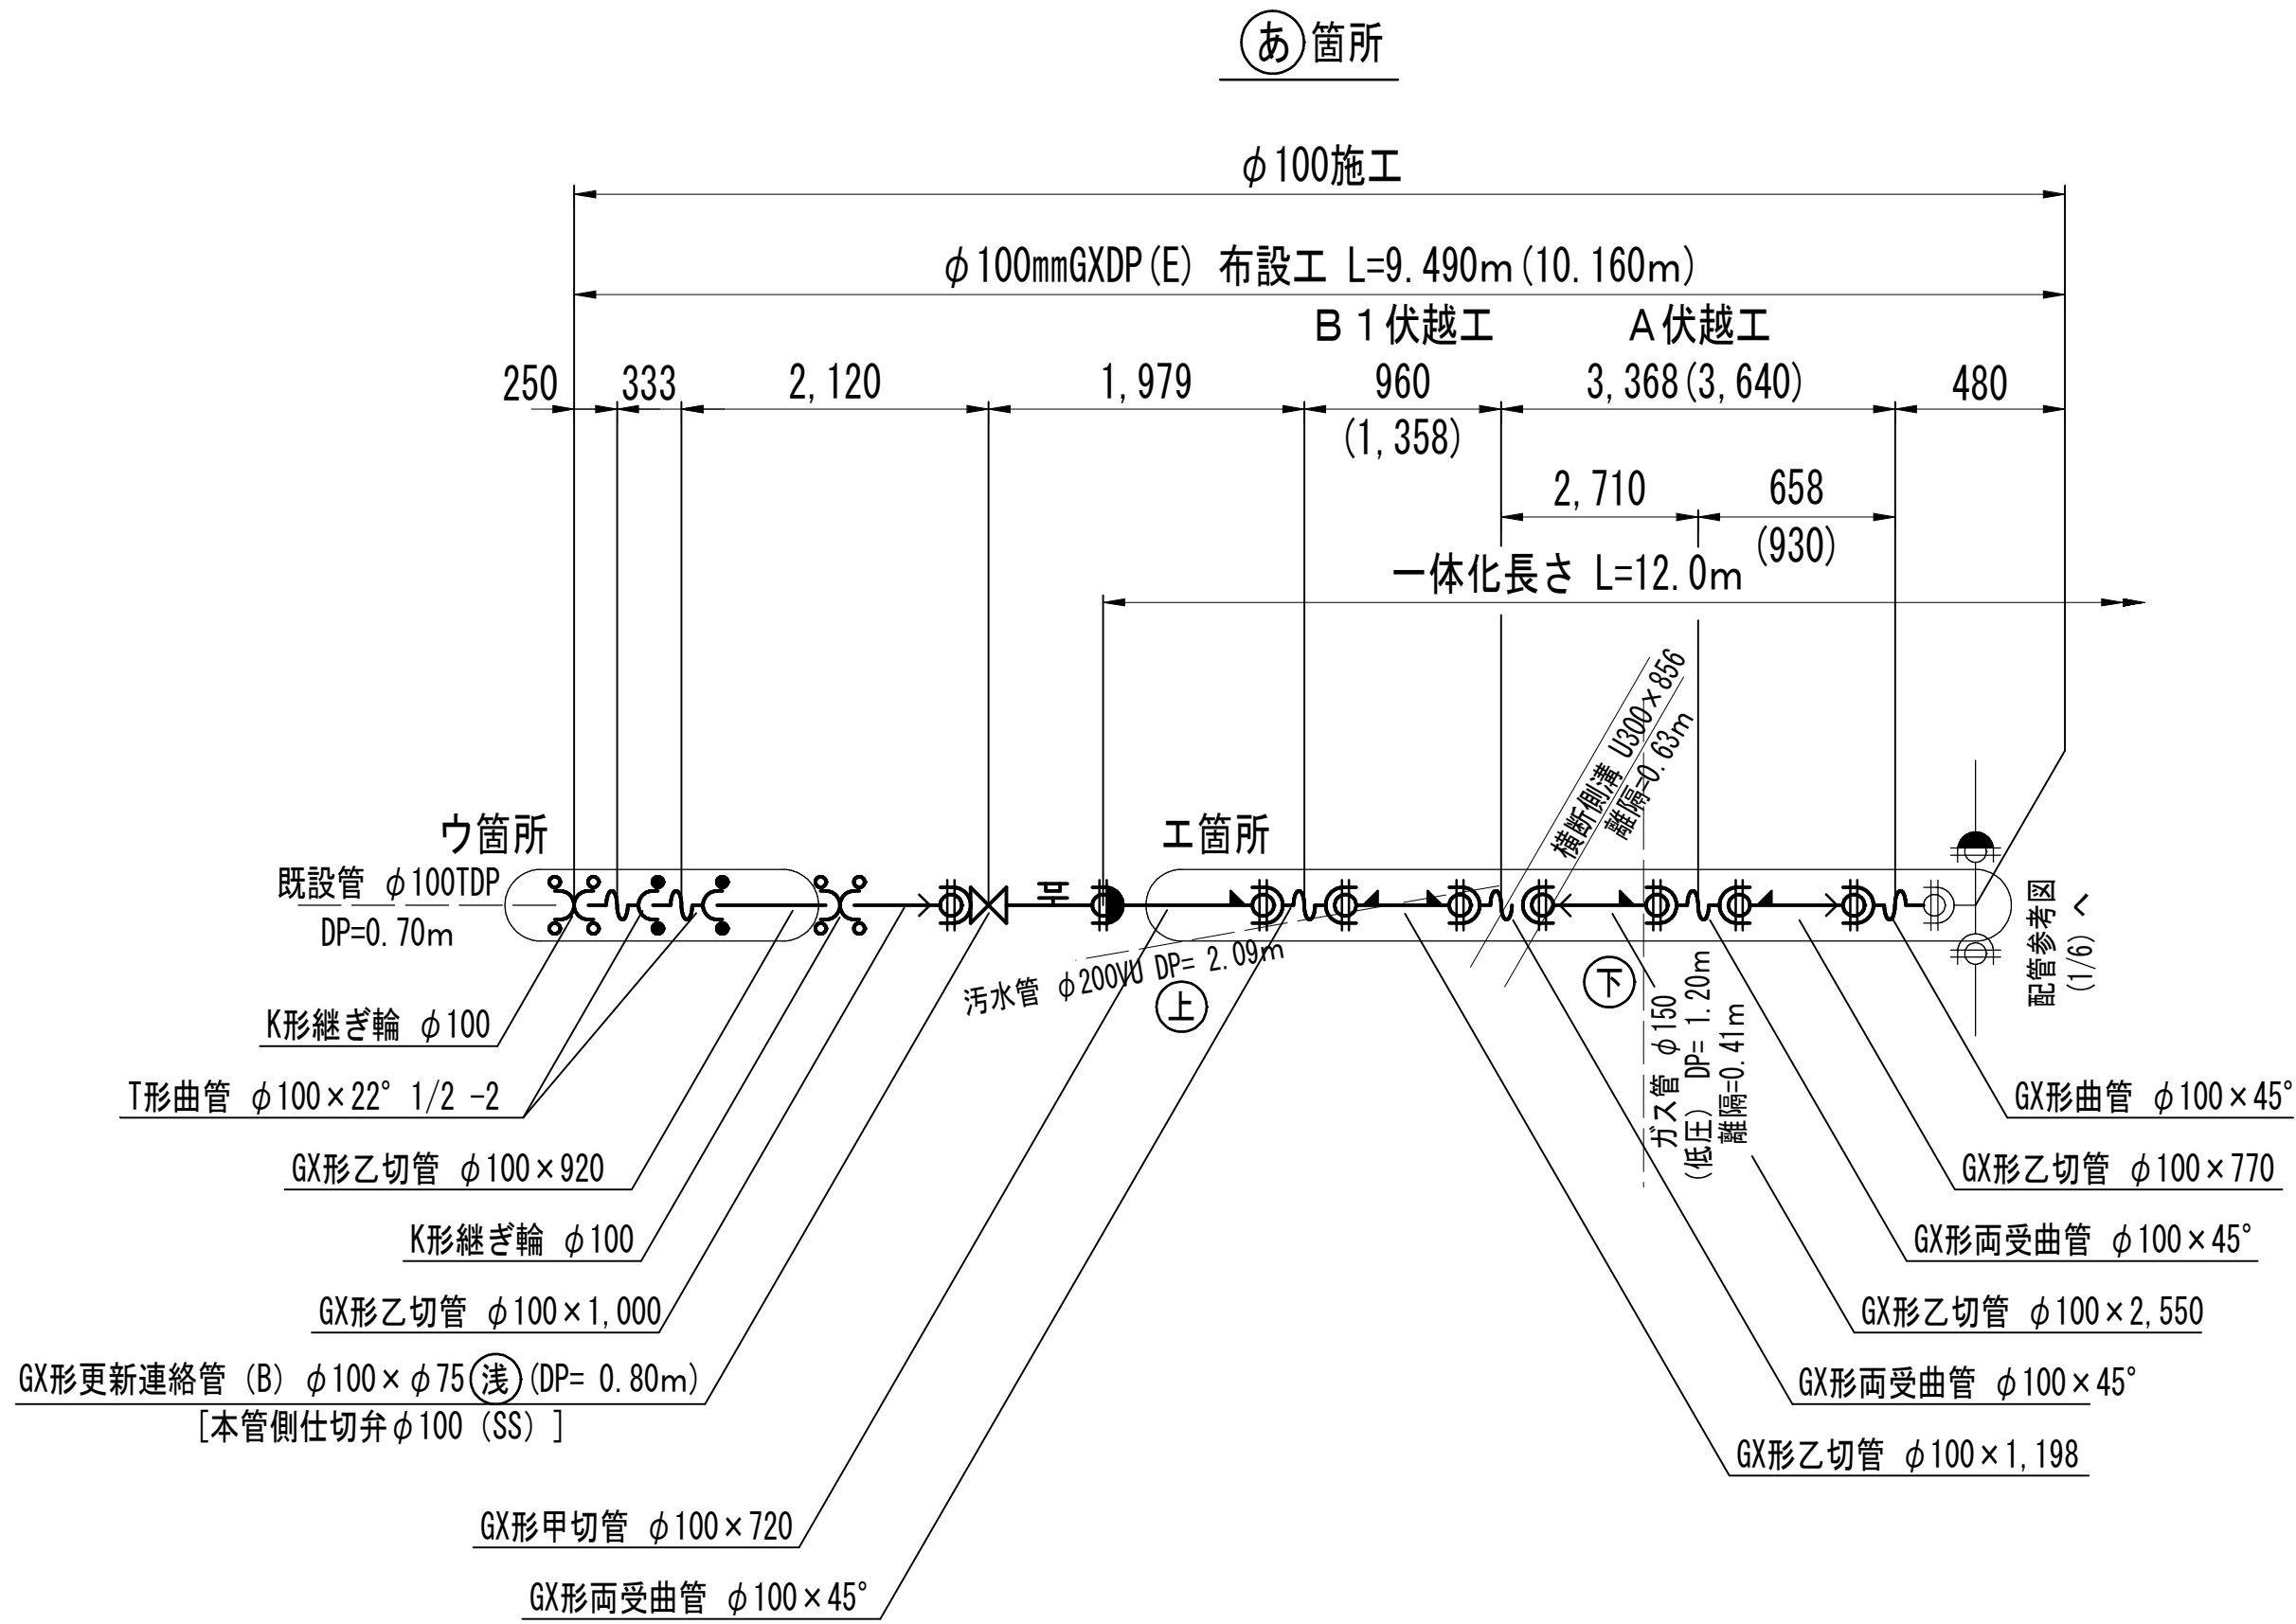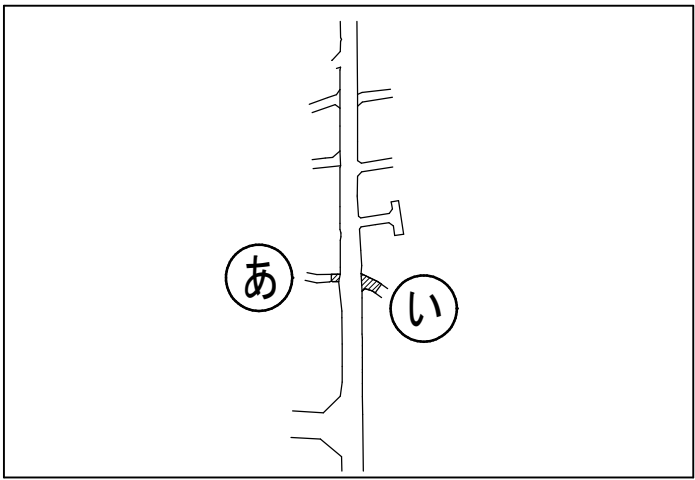


ウ箇所詳細図

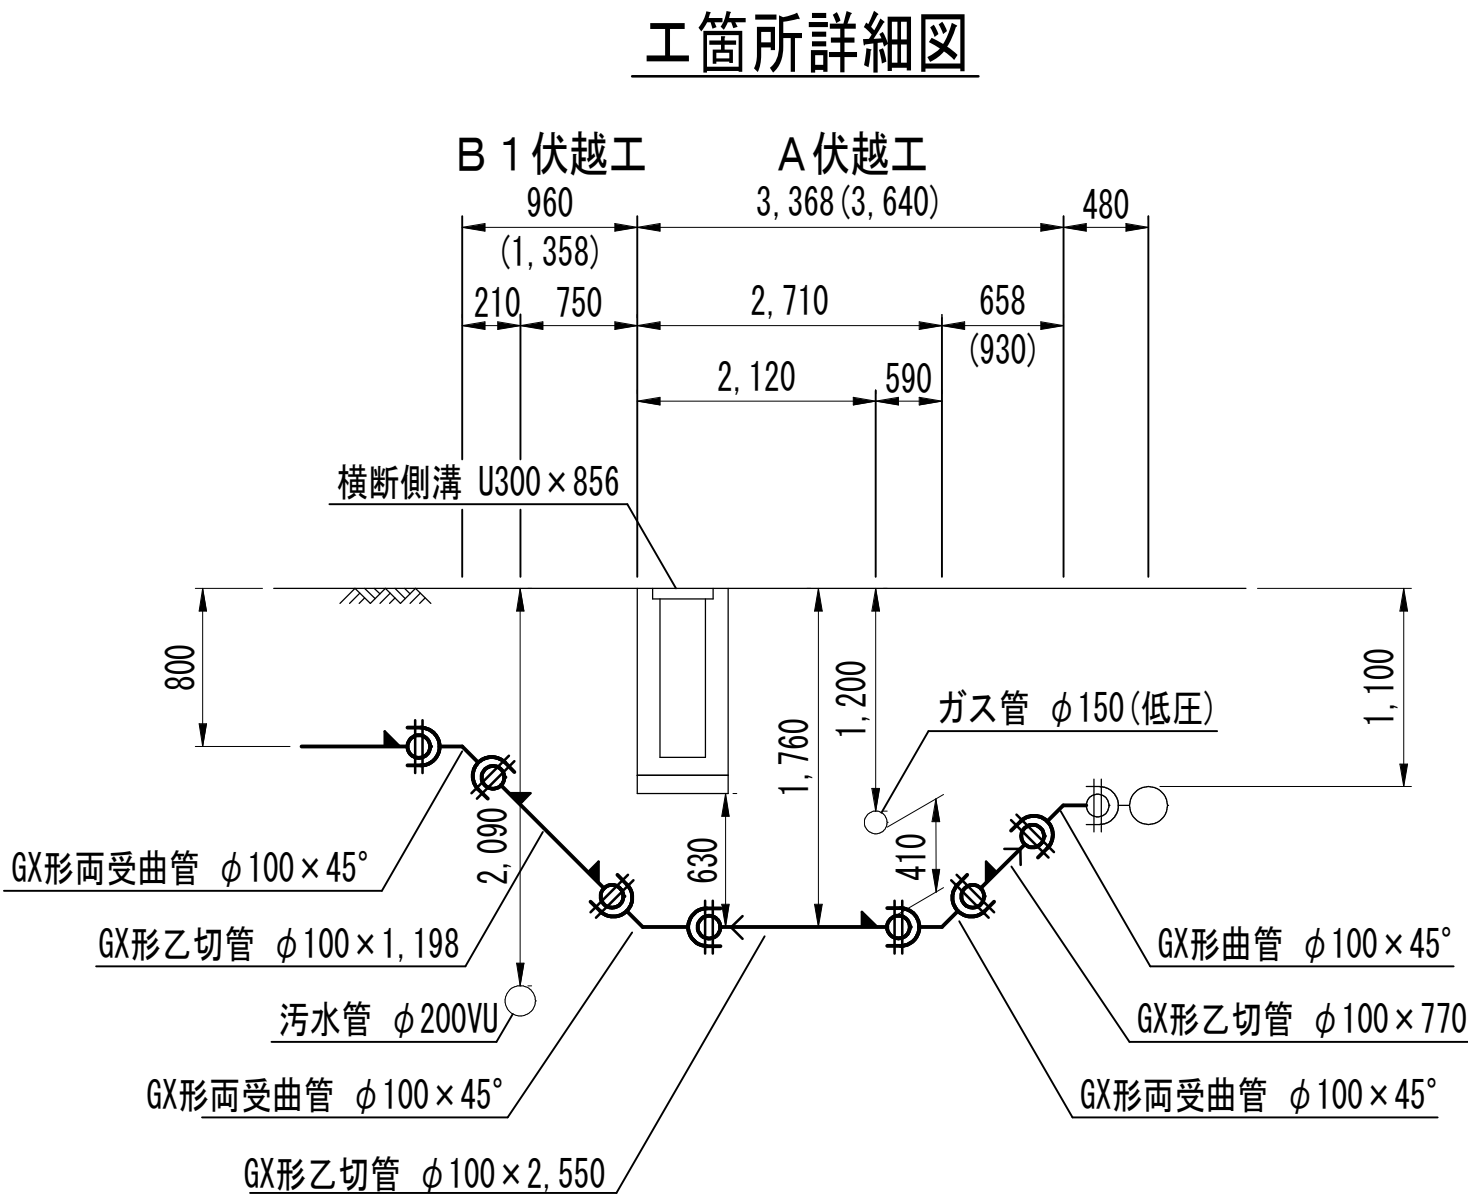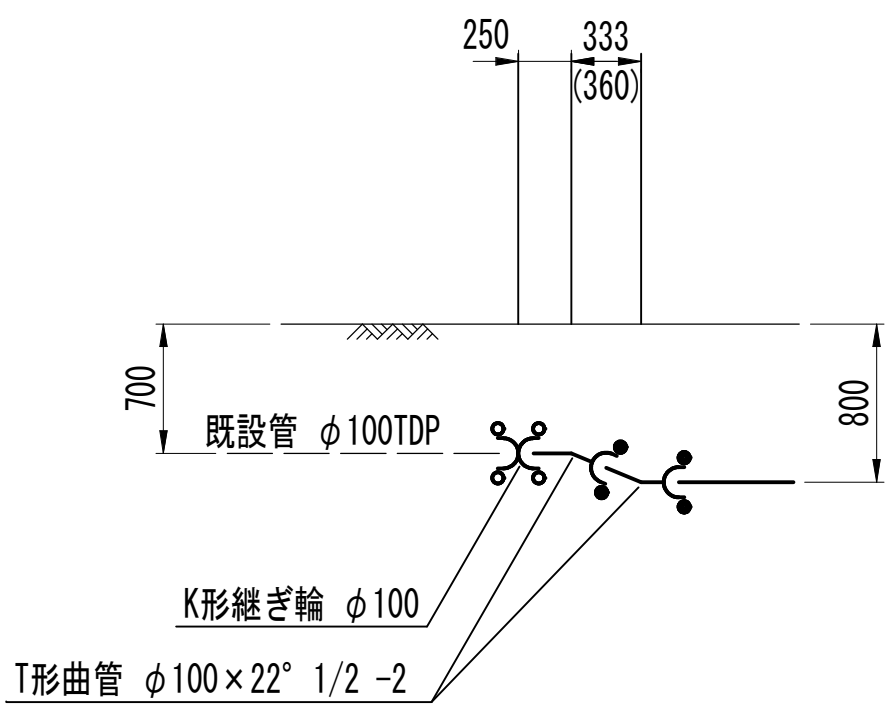

工箇所詳細図

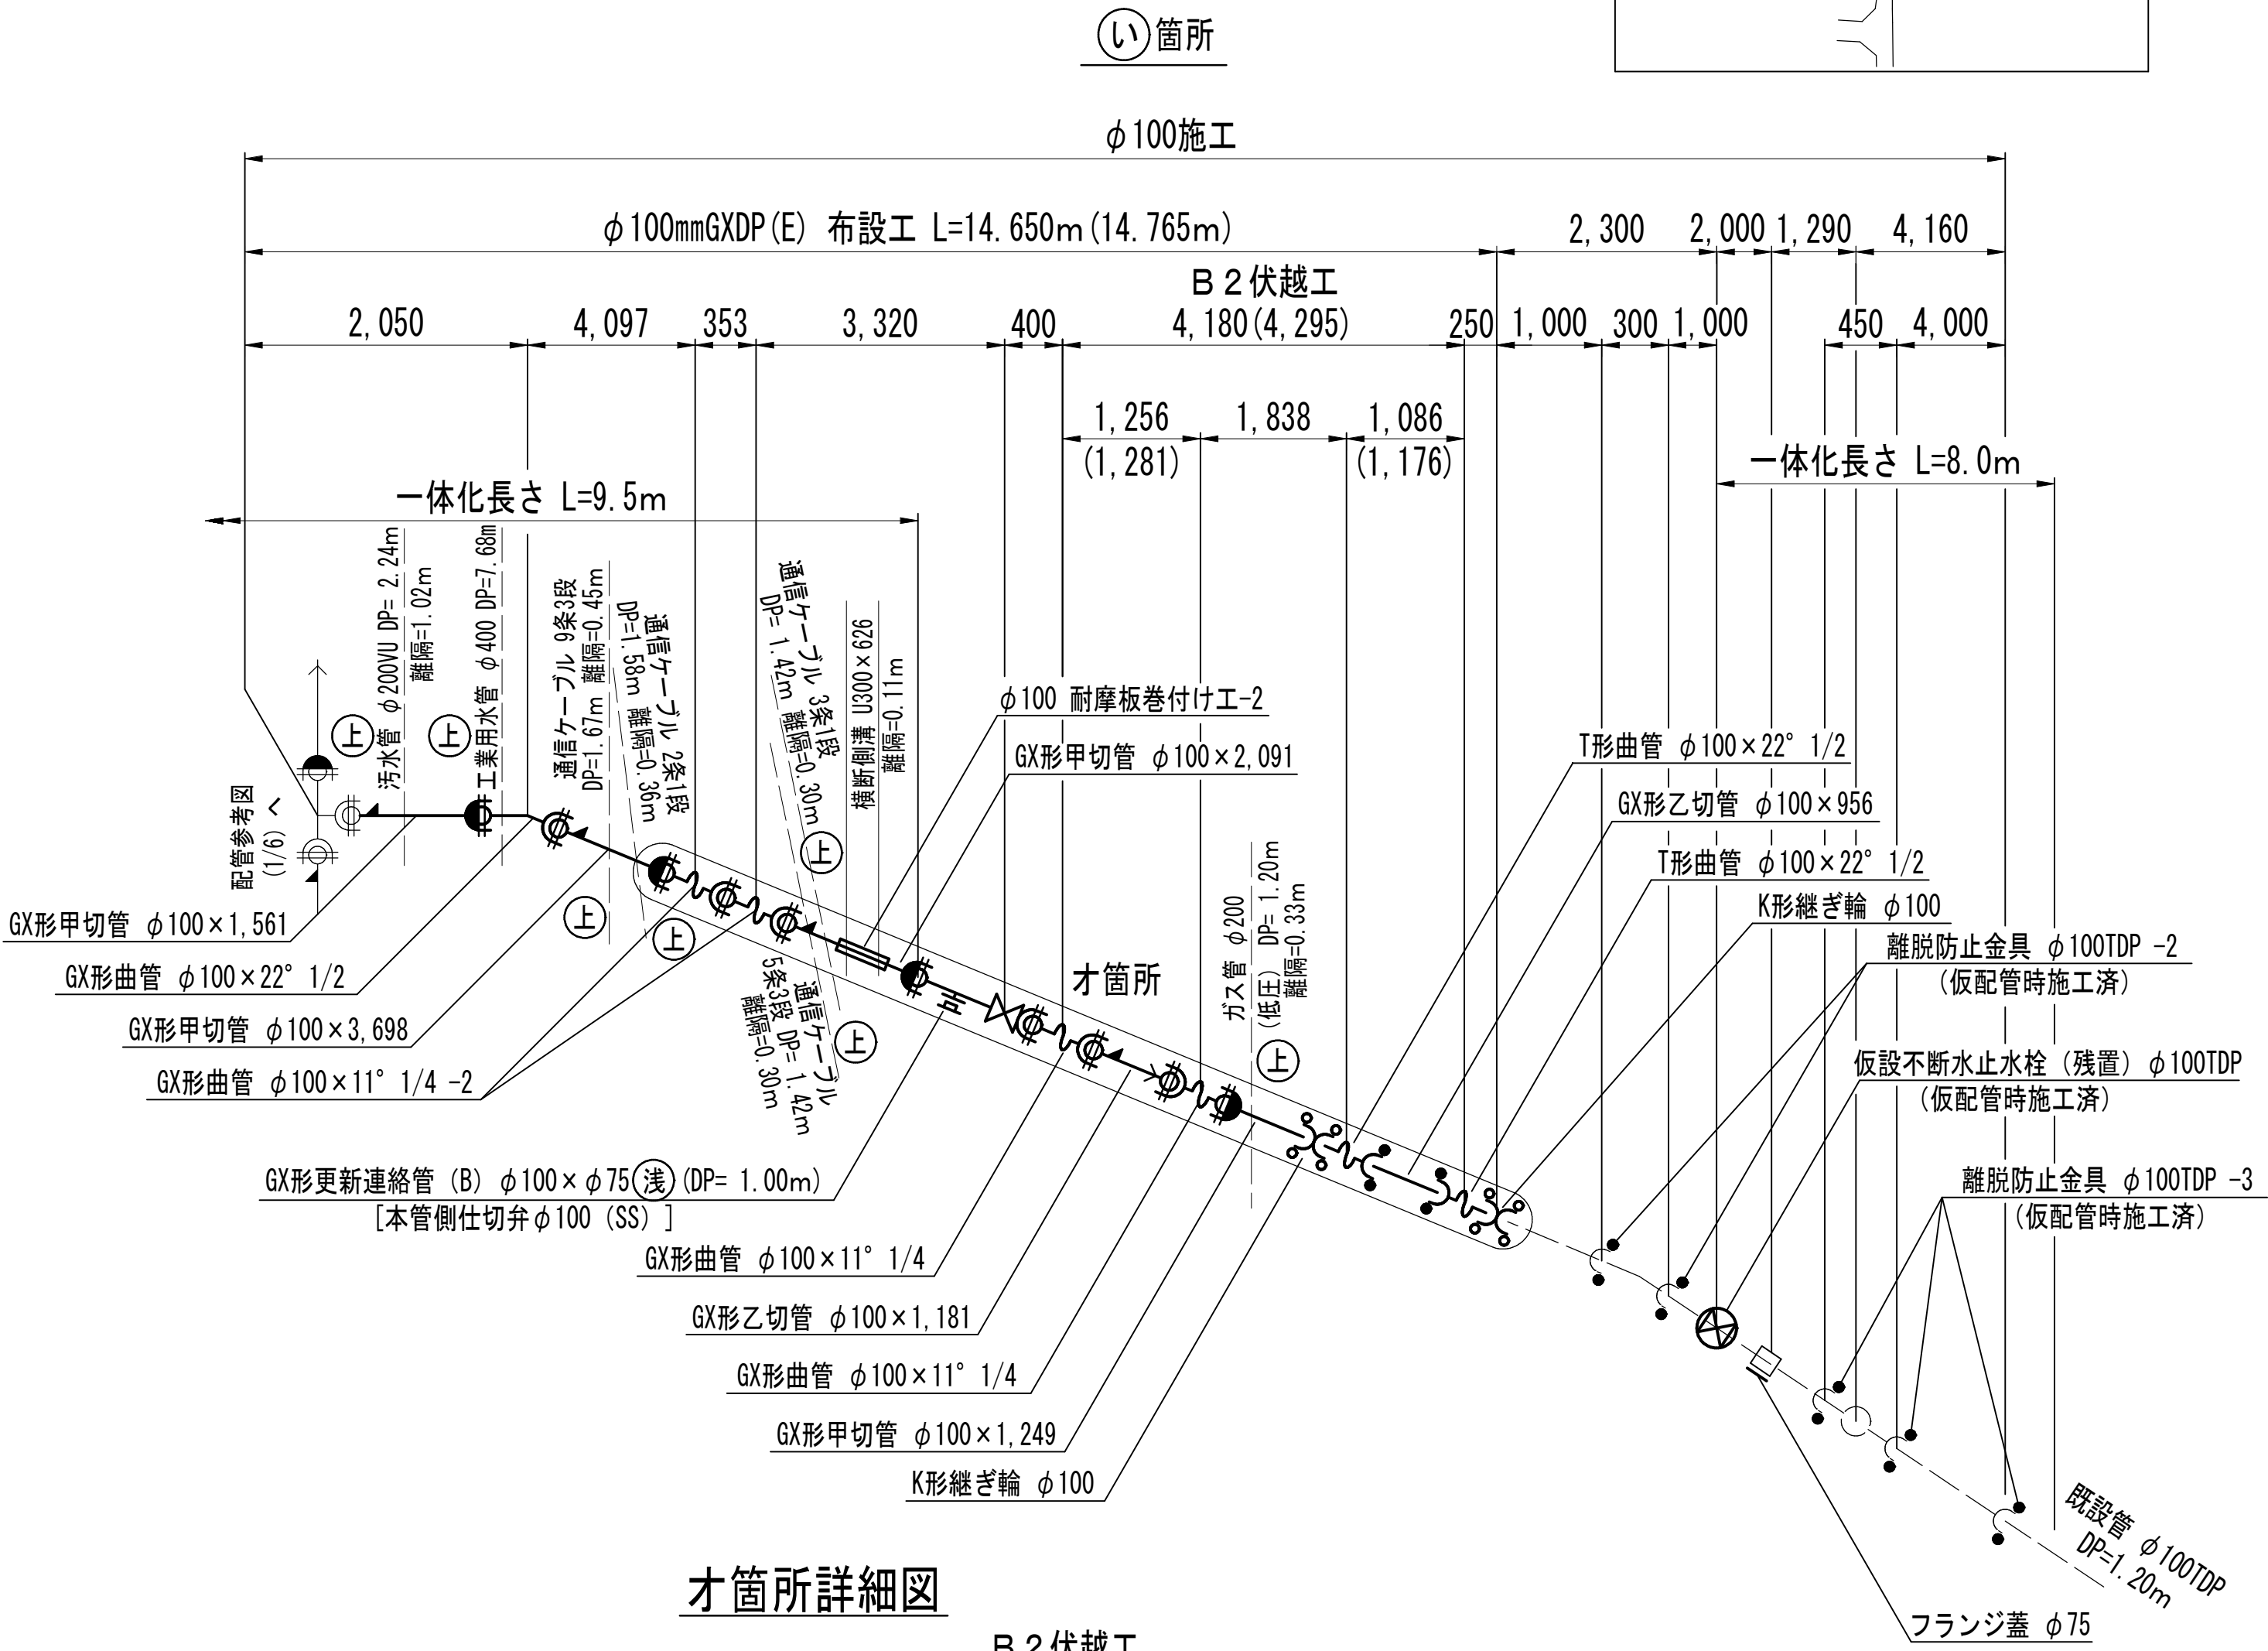



才箇所詳細図

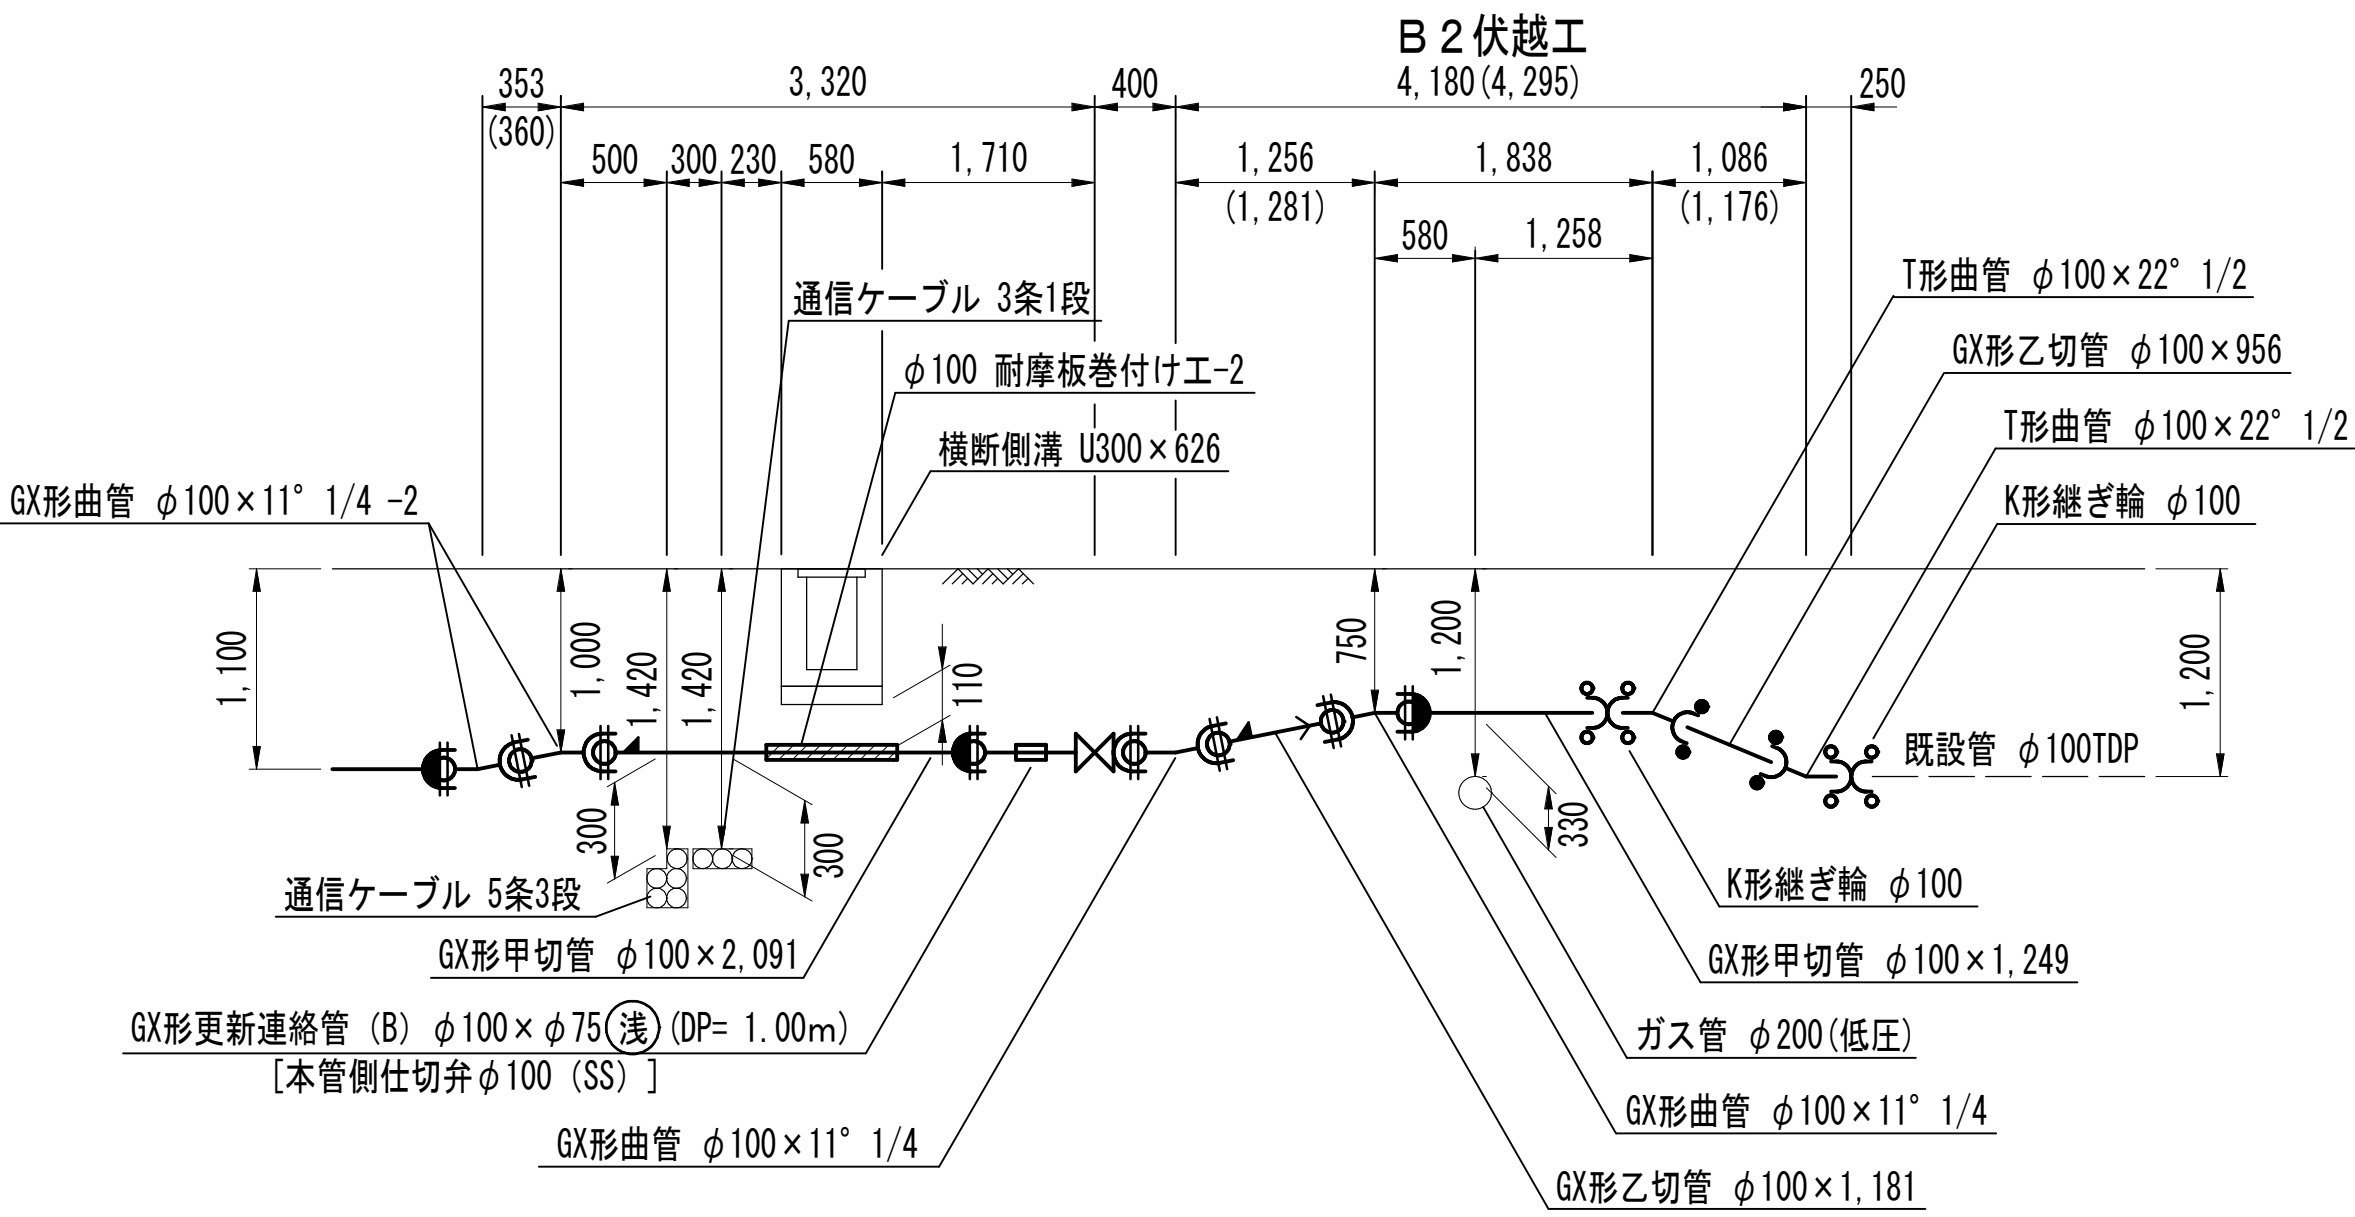


浅層埋設

工 事 名	松戸市糺台7丁目62番地先 配水管整備工事				
図 面 名	配管参考図 (3/6)				
図 面 枚 数	20 葉 中 12		縮 尺		NONE
完 成 日	年	月	日	工事番号	水市8・9第7号
区 画 記 号	C - 4		千葉県企業局		
整理番号	施工業者				
所長	次長	課長	設計	製図	
所長	次長	課長	監督	製図	


配管参考図 (4/6) S=NONE

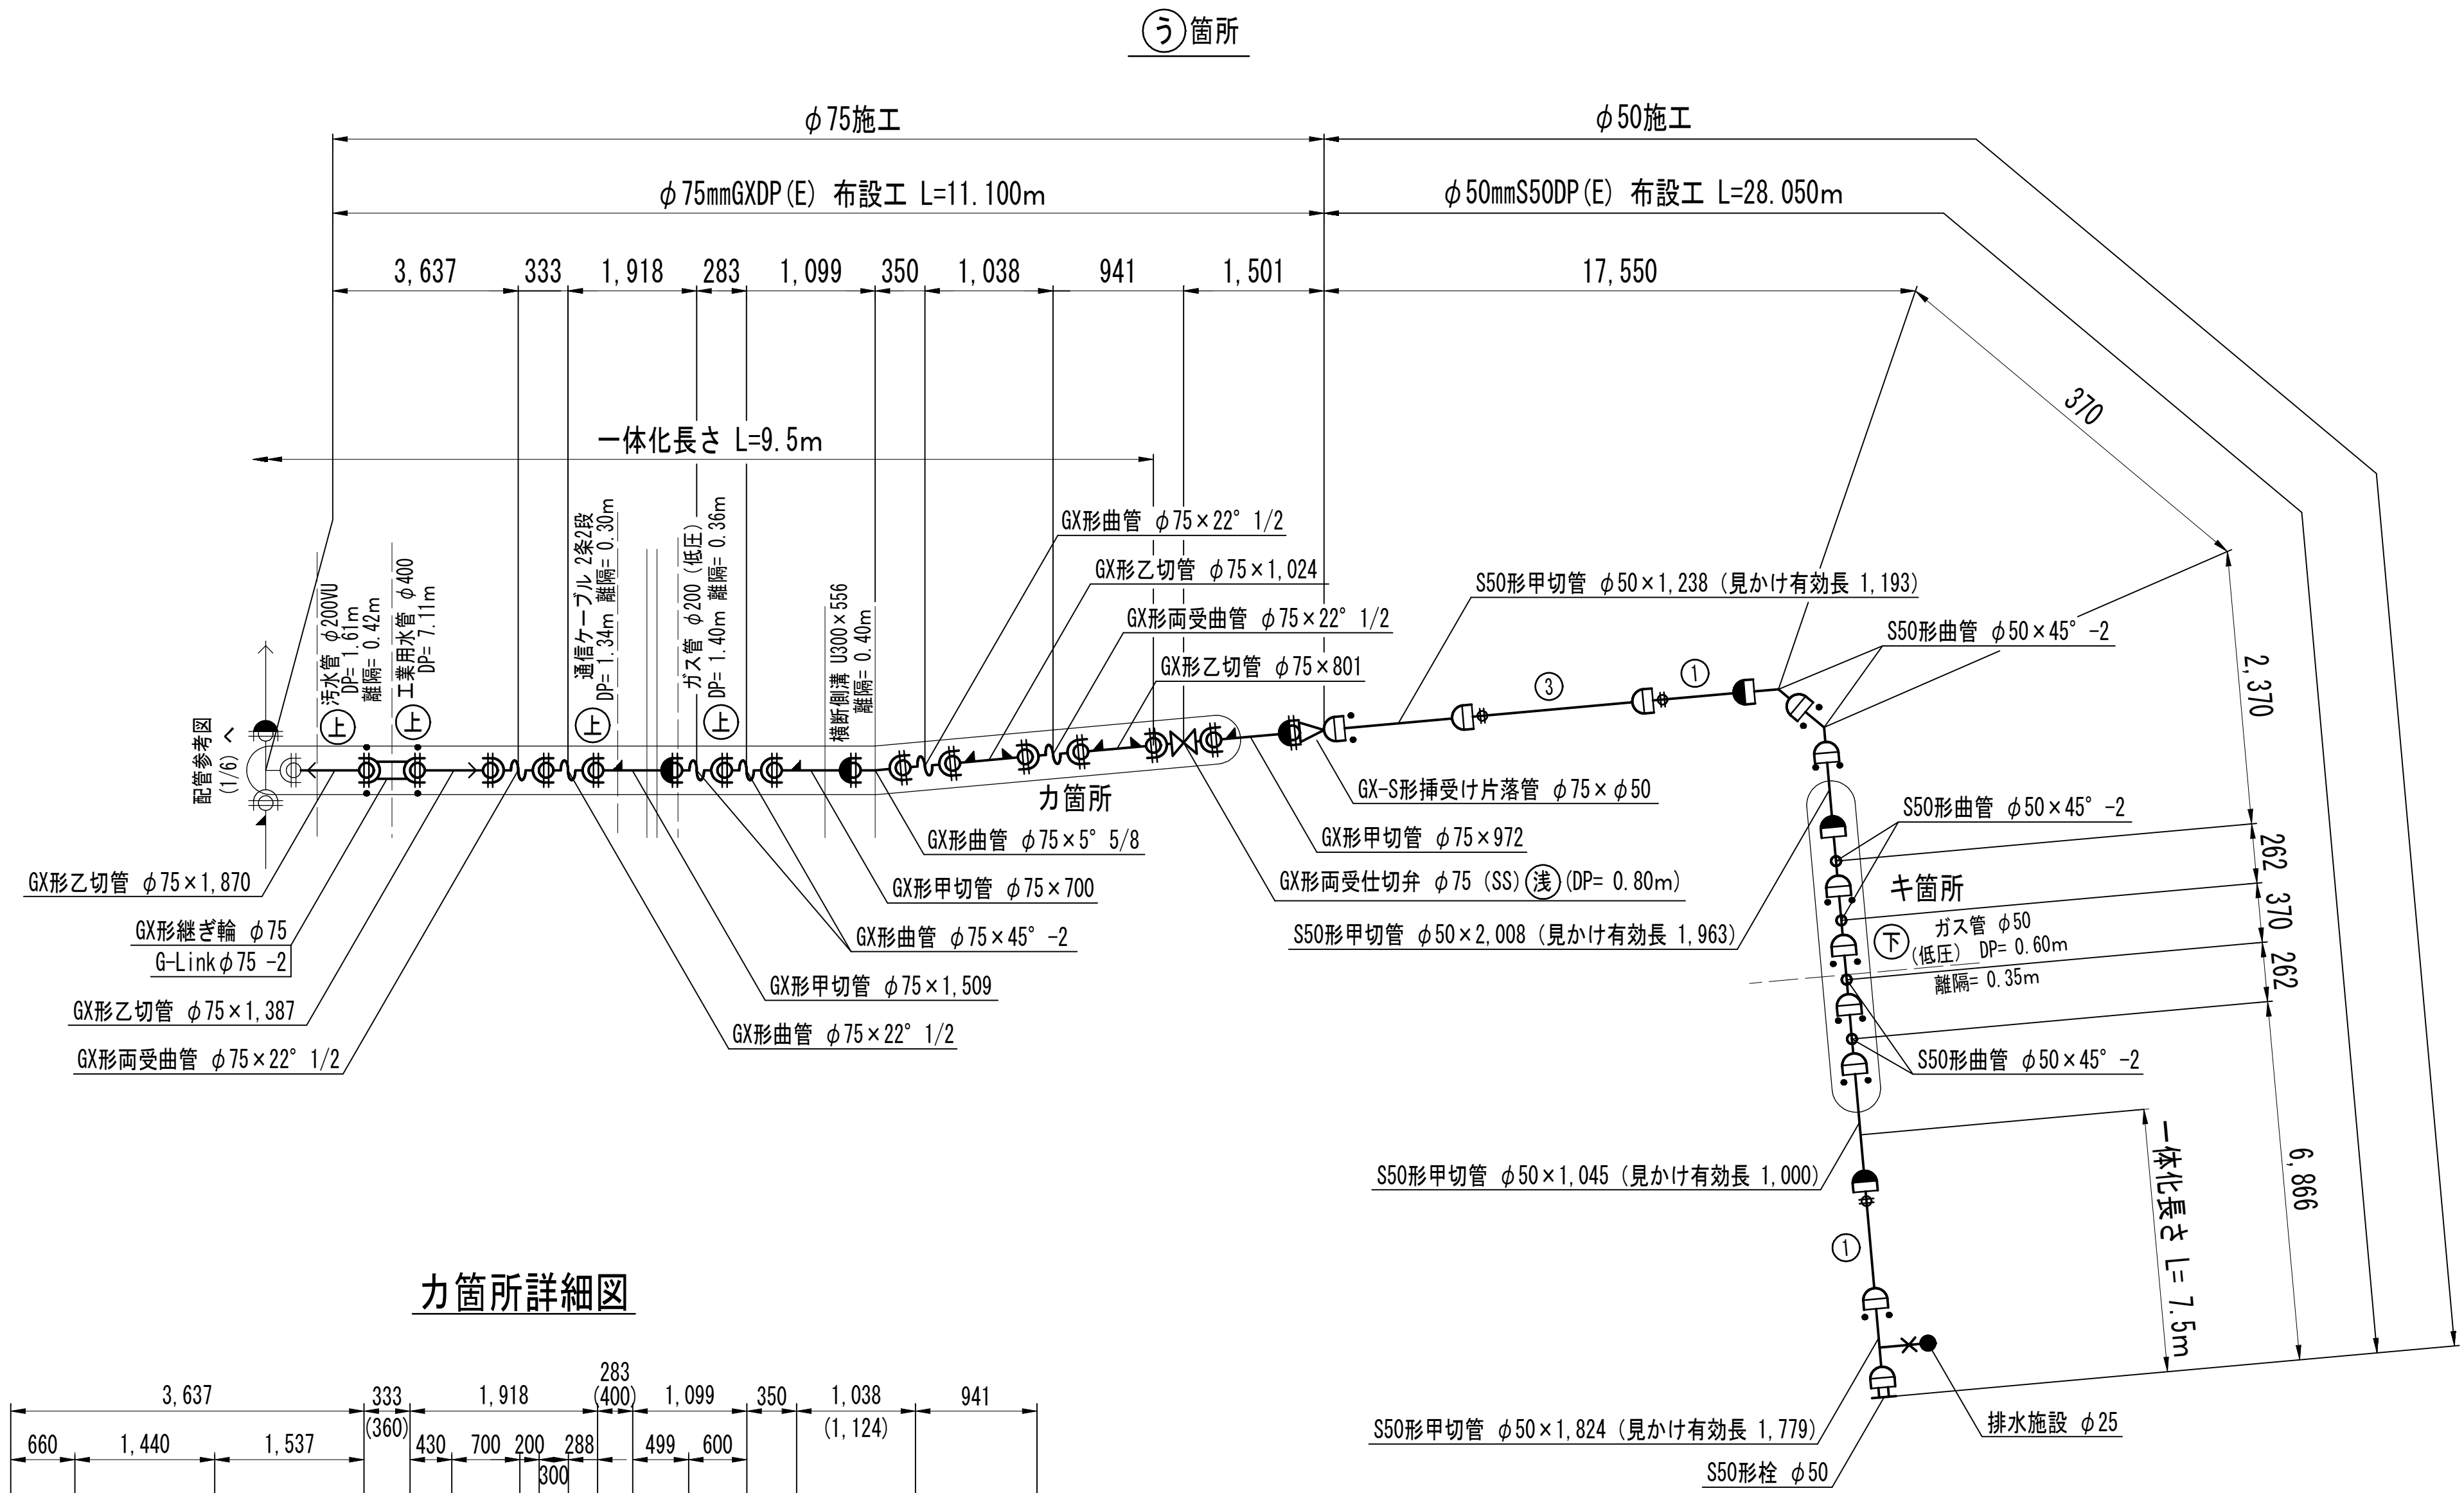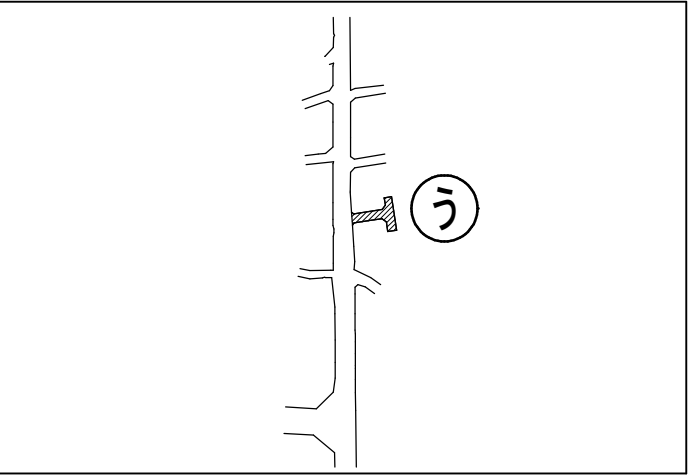

力箇所詳細図

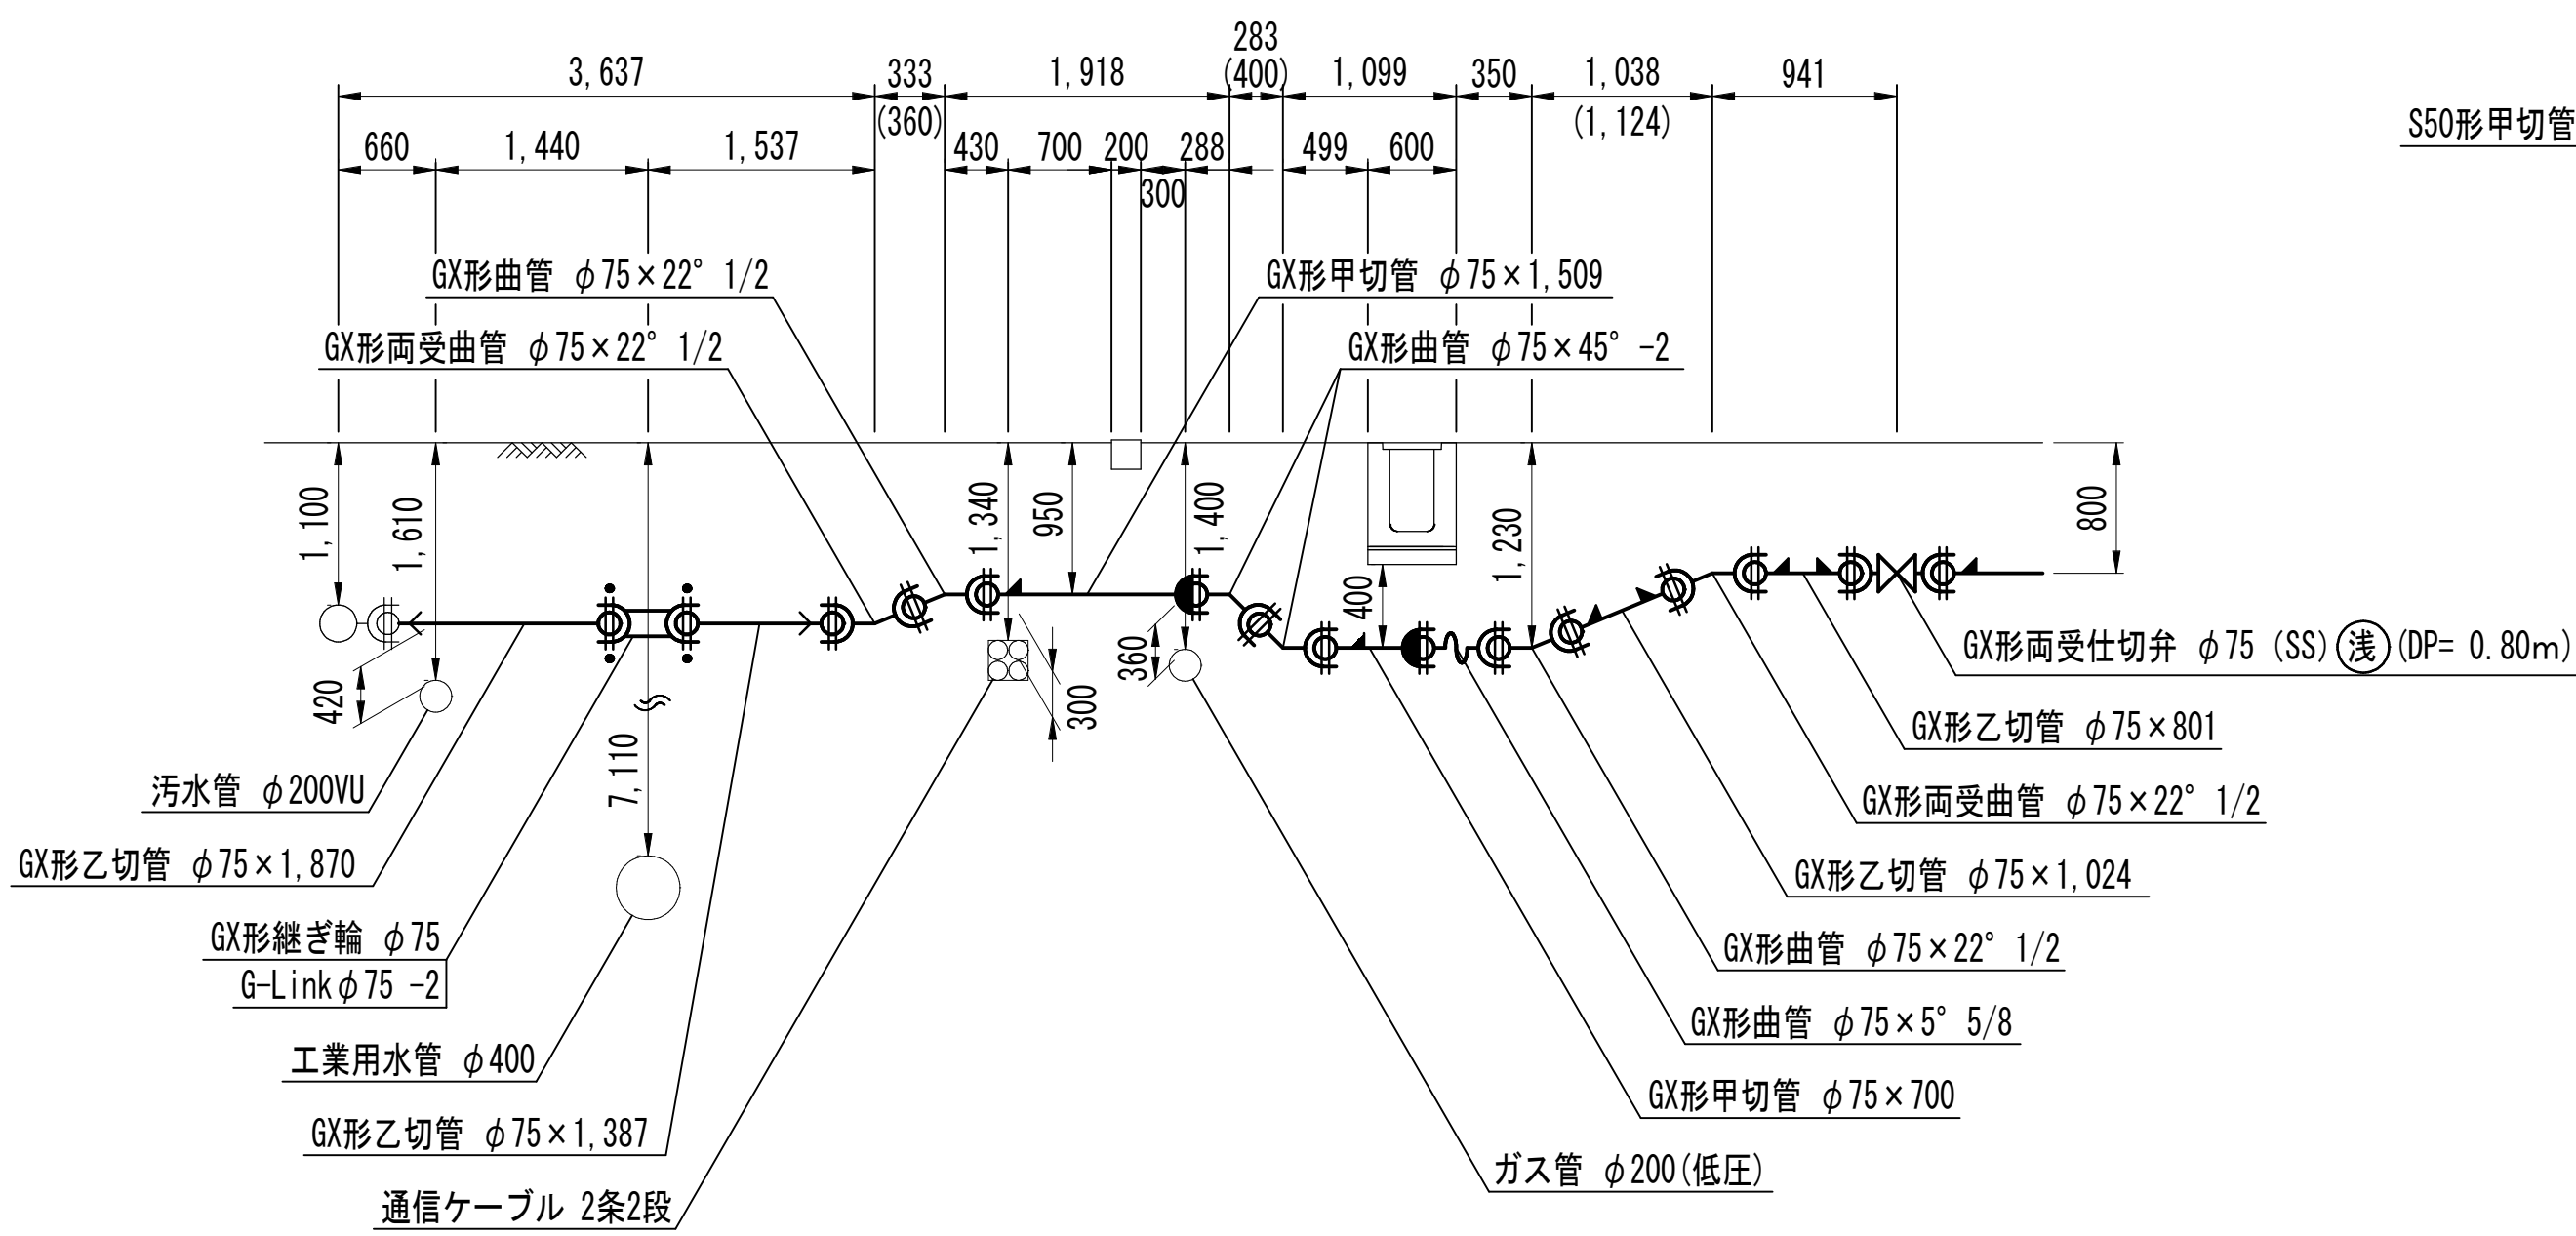


キ箇所詳細図

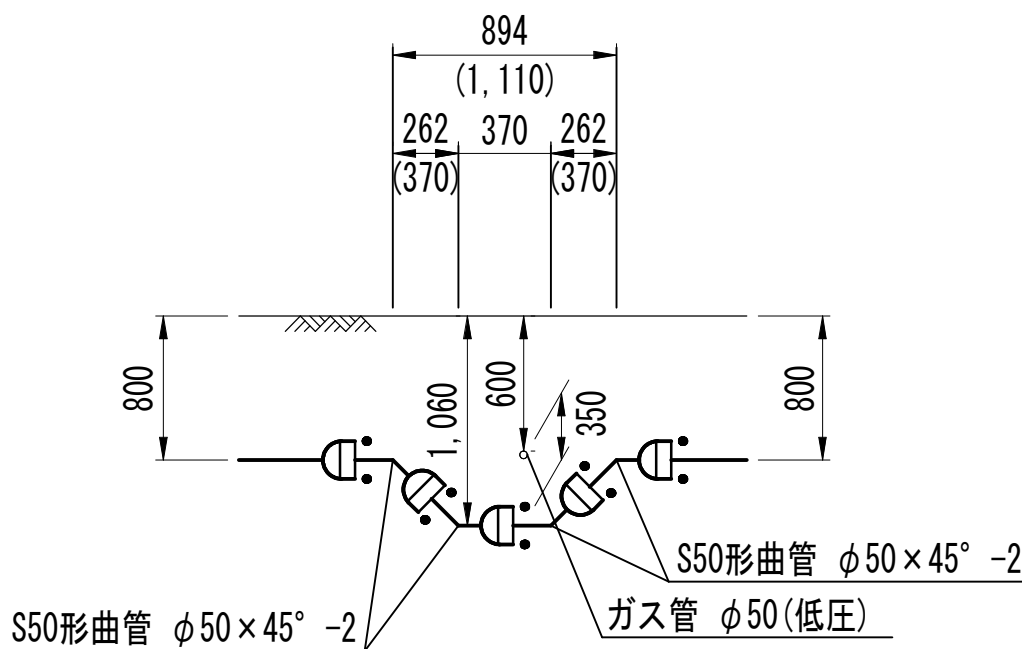


浅層埋設

工 事 名	松戸市総台7丁目62番地先 配水管整備工事				
図 面 名	配管参考図 (4/6)				
図 面 数	20 葉中 13	縮 尺	NONE		
完 成	年 月 日	工事番号	水市8・9第7号		
区 画 記 号	C - 4		千葉県企業局		
整理番号			施工業者		
所 長	次 長	課 長	設 計	製 図	
所 長	次 長	課 長	監 督	製 図	

 
S=NONE




二 箇所詳細図

 

夕箇所詳細図

 



ヶ箇所詳細図

 


淺層埋設

工 事 名 称	松戸市台7丁目62番地先 配水管整備工事				
図 面 名 称	配管参考図 (5/6)				
図 面 数 枚	20 葉 中 14	縮 尺	NONE		
完 成 日	年 月 日	工事番号	水市 8・9 第 7 号		
区 画 号	C - 4	千葉県企業局			
整理番号	施 工 業 者				
所長	次長	課長	設計	製図	
所長	次長	課長	監督	製図	


配管参考図 (6/6) S=NONE

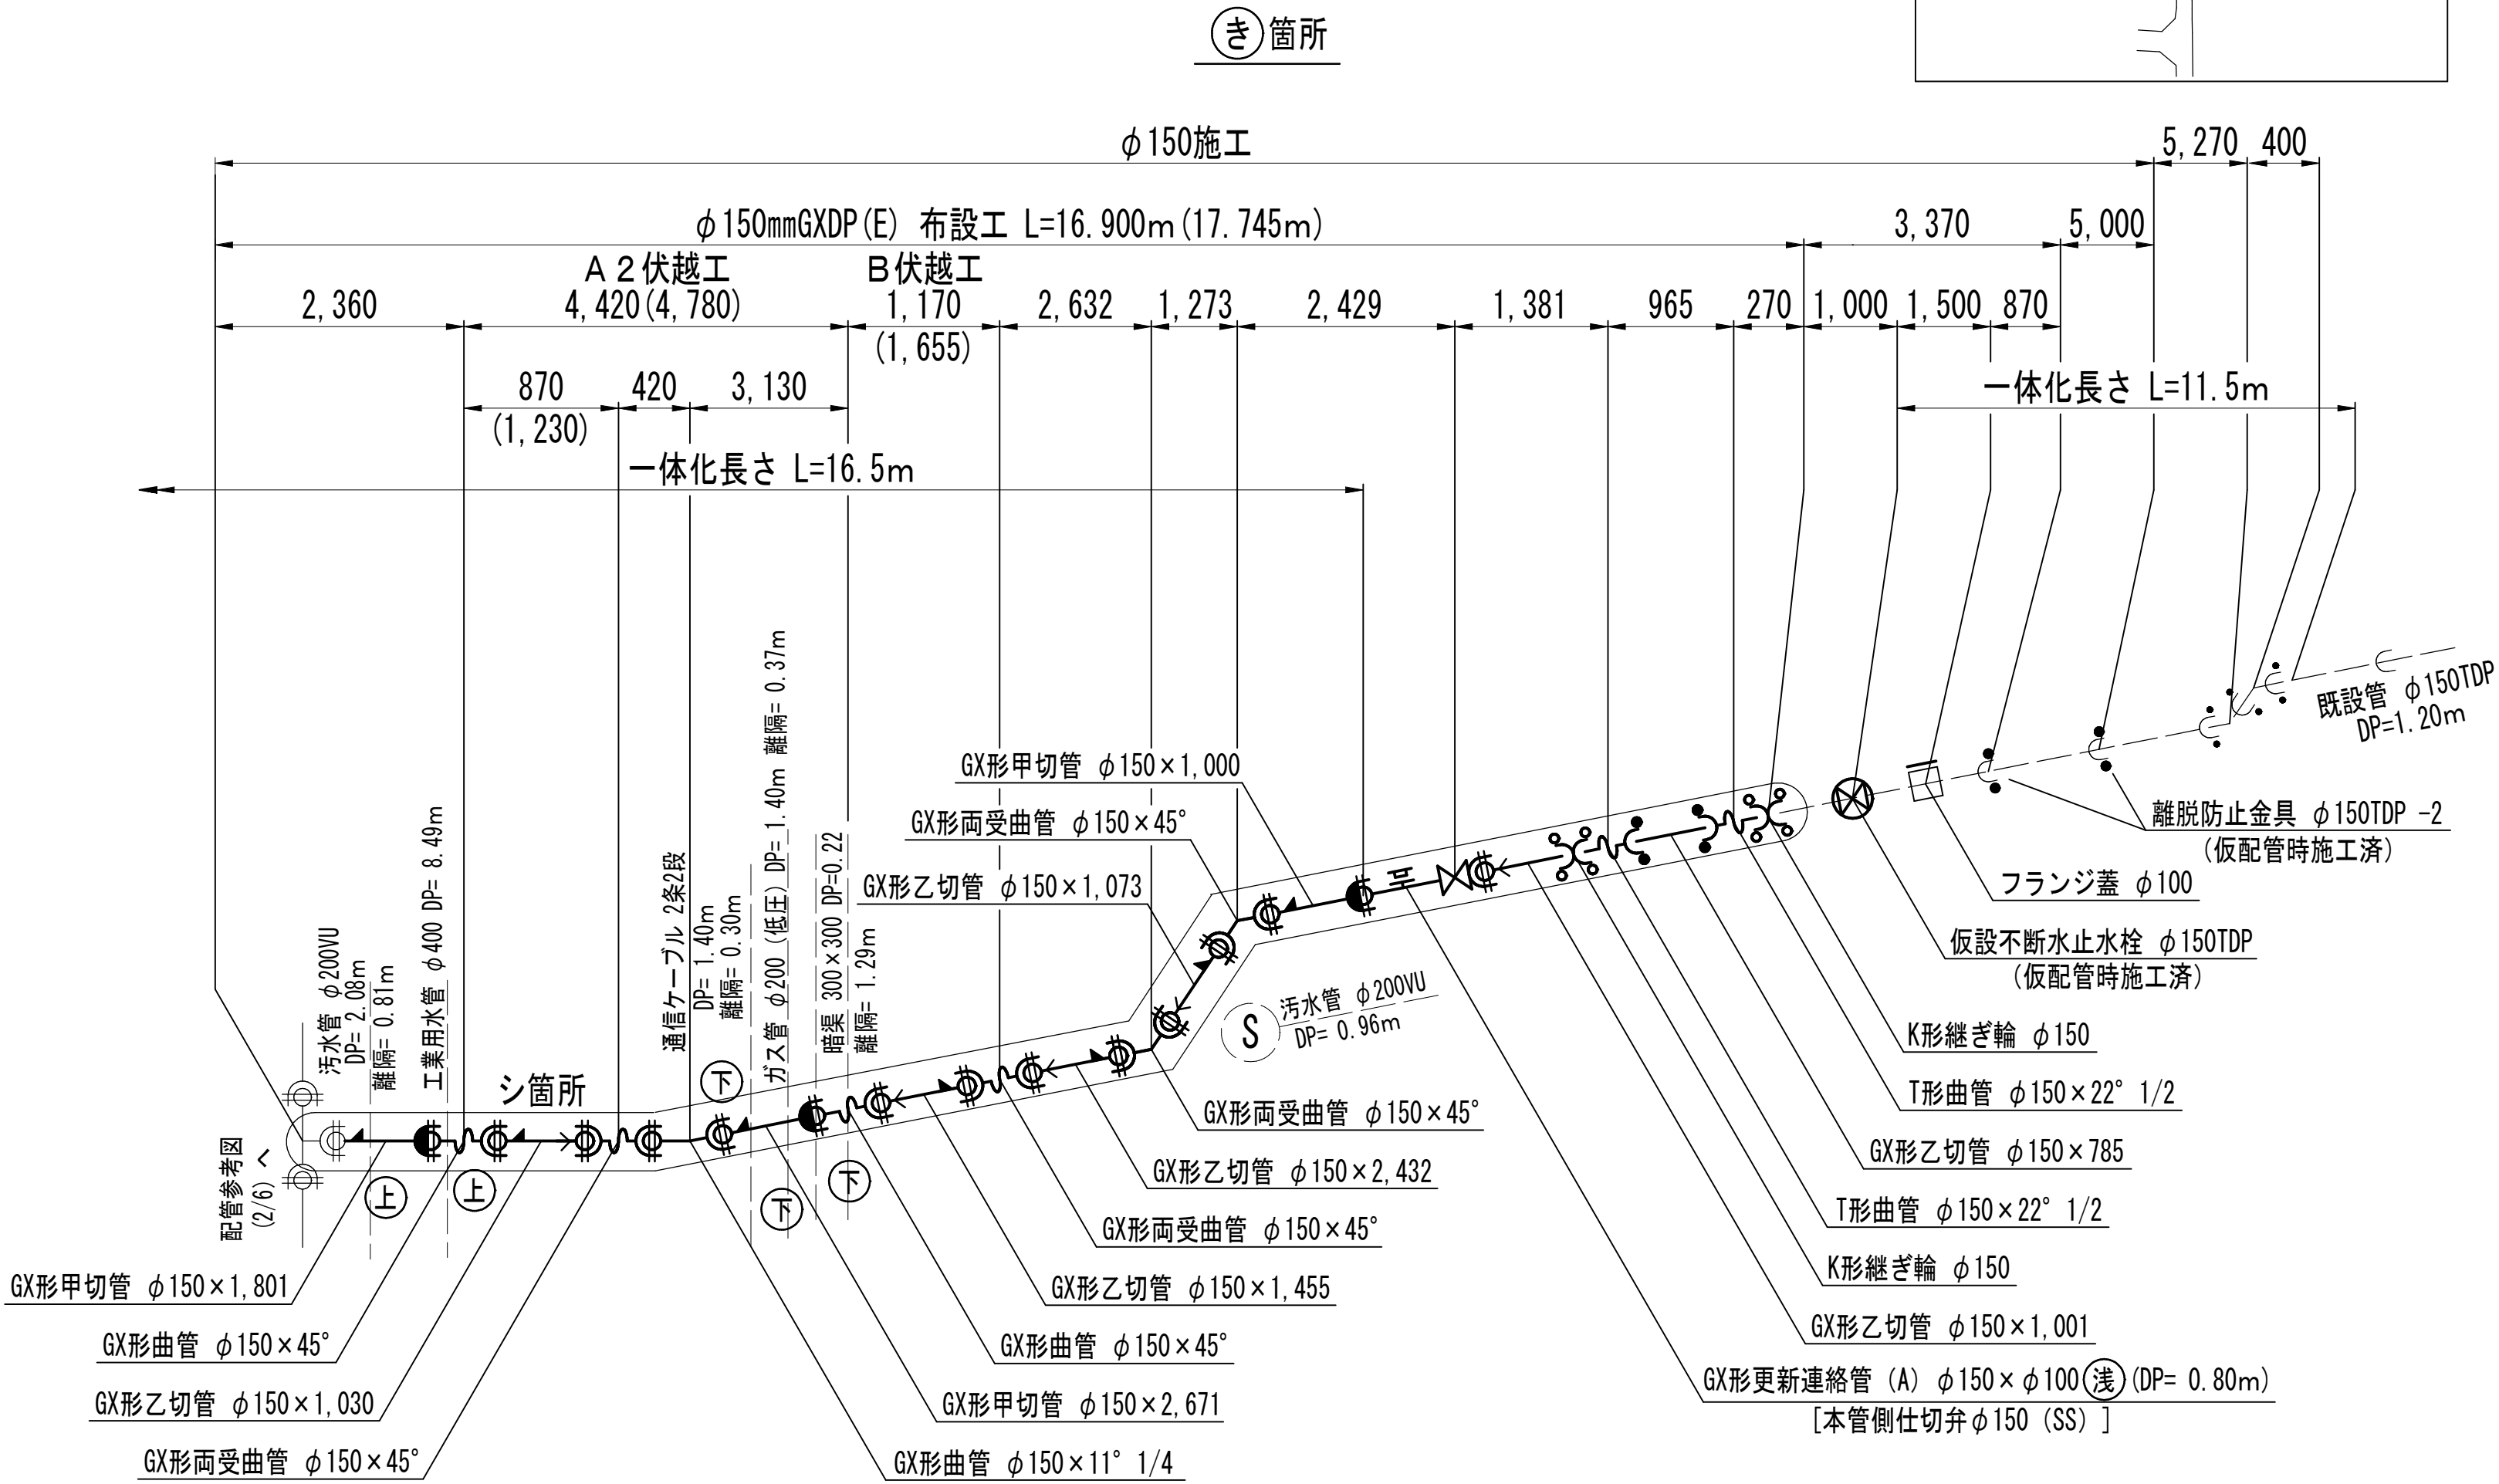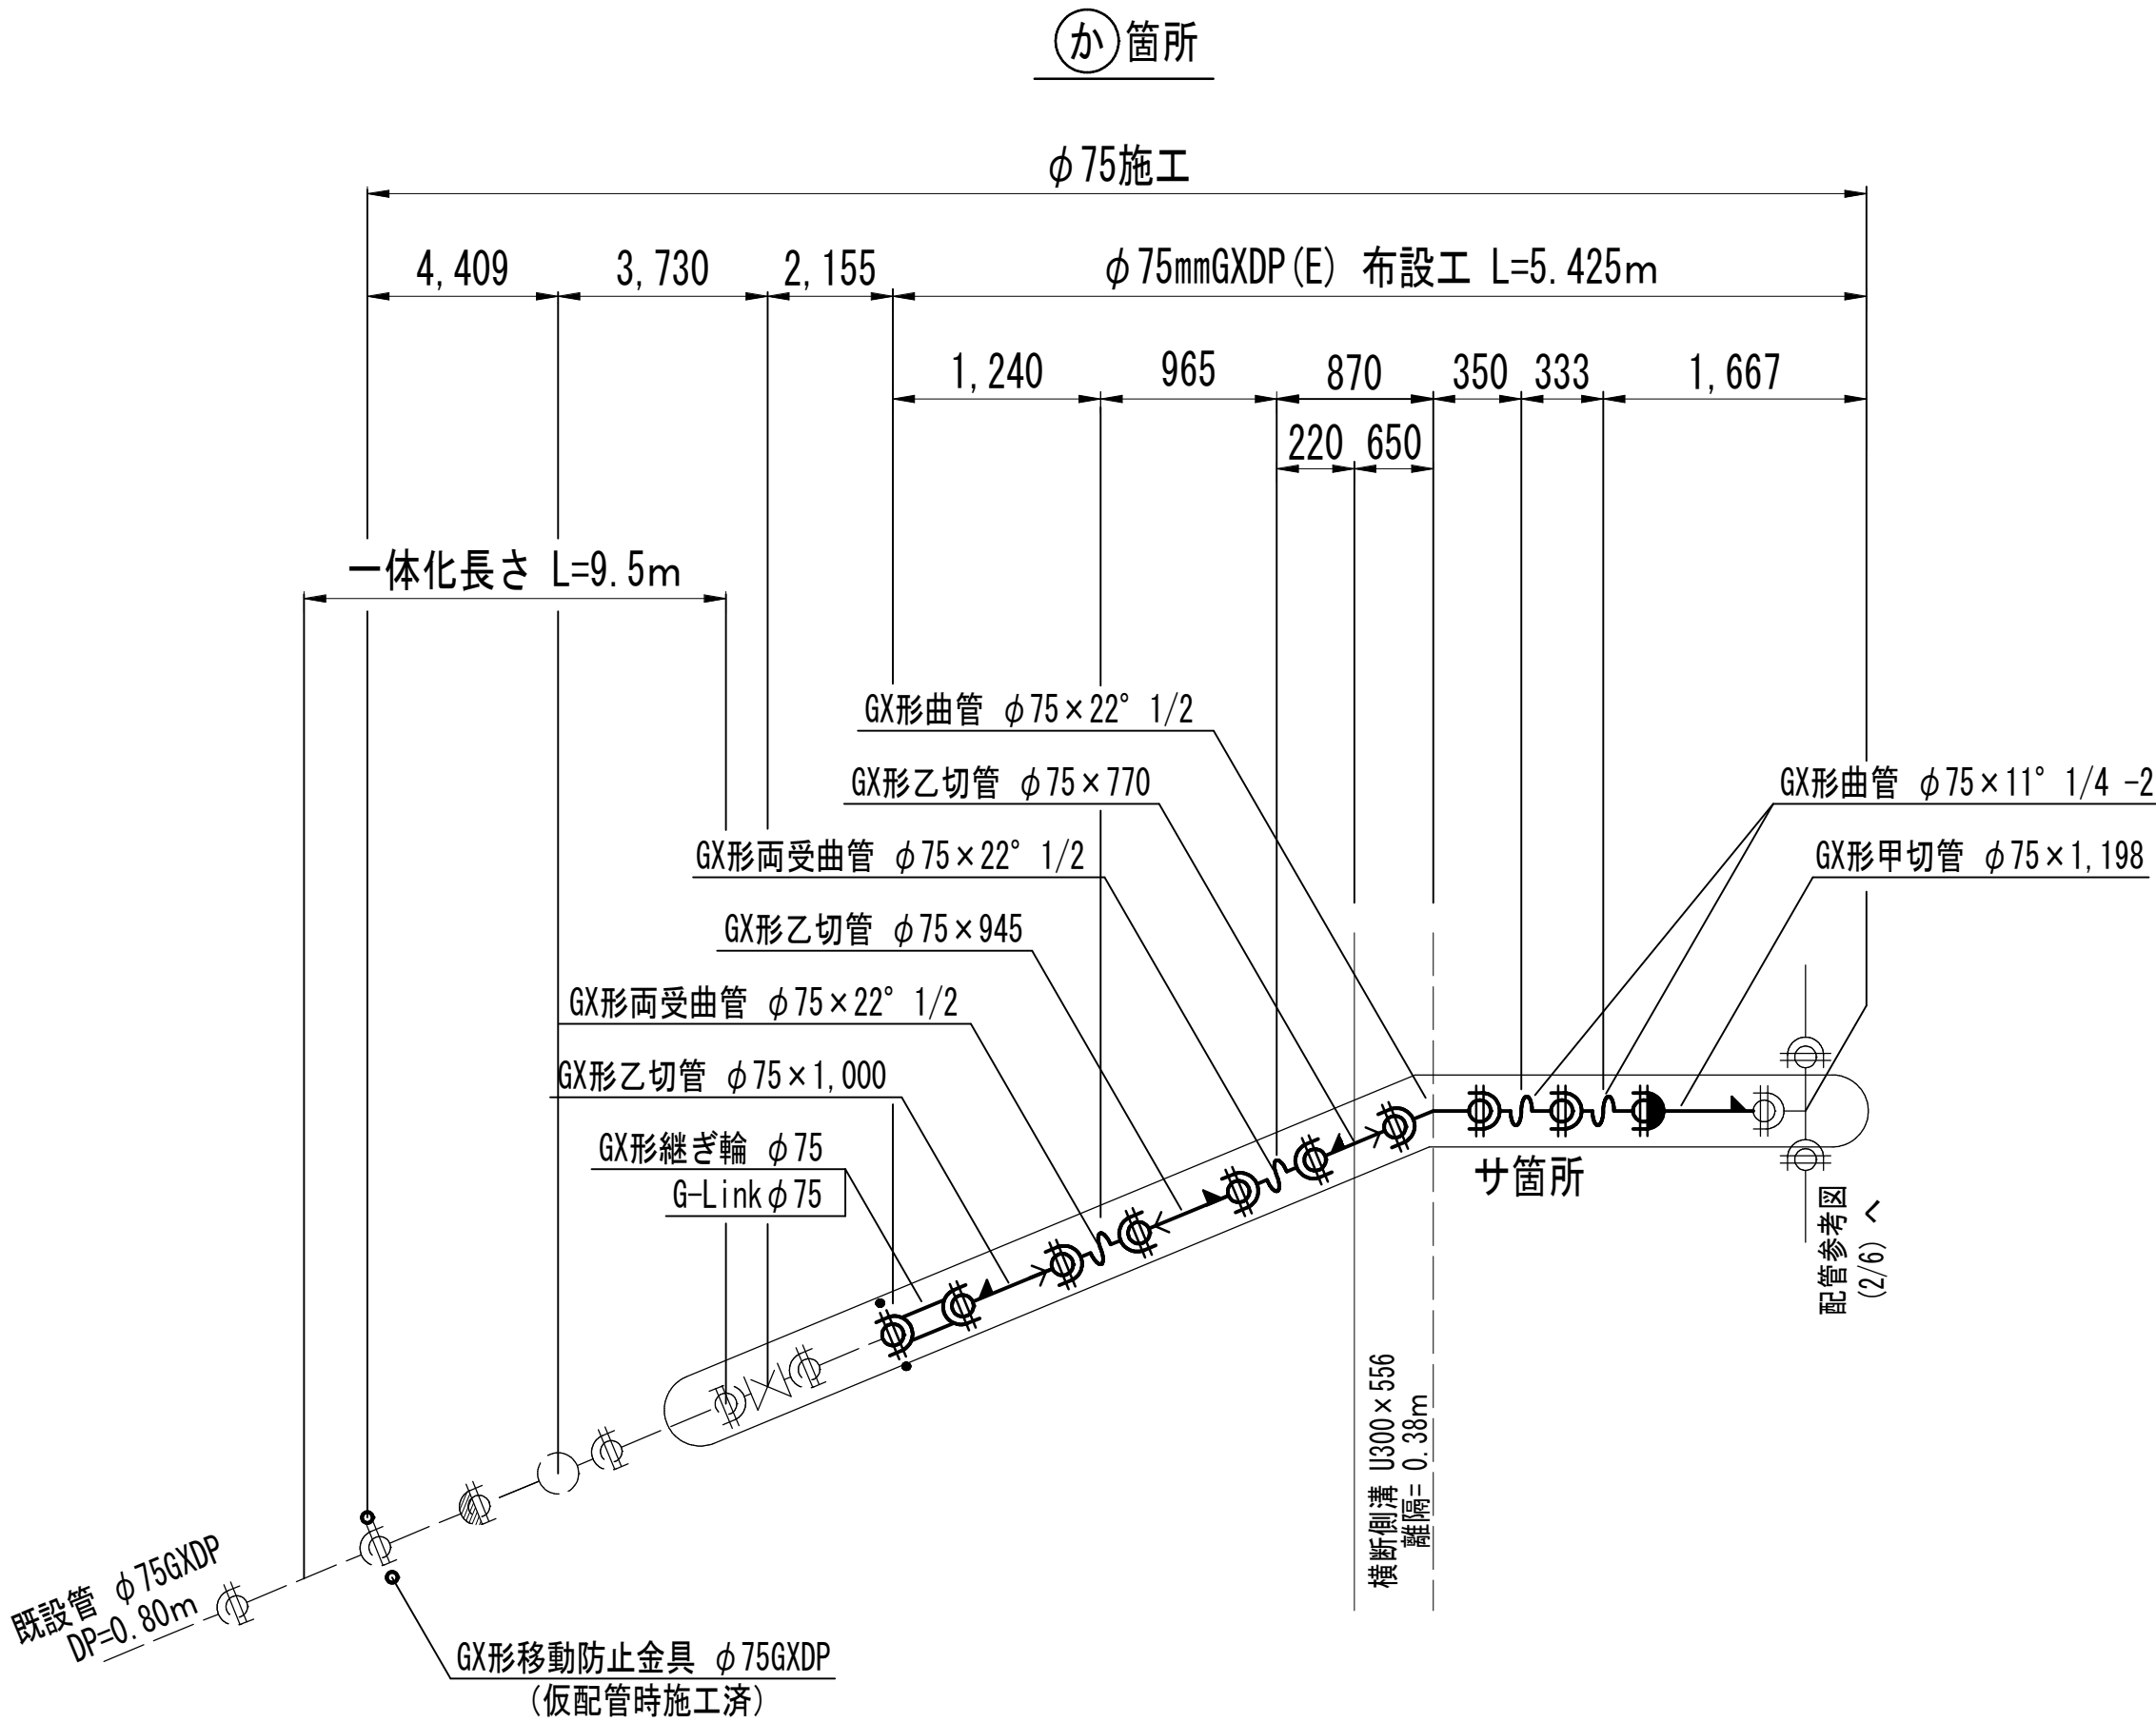

サ箇所詳細図

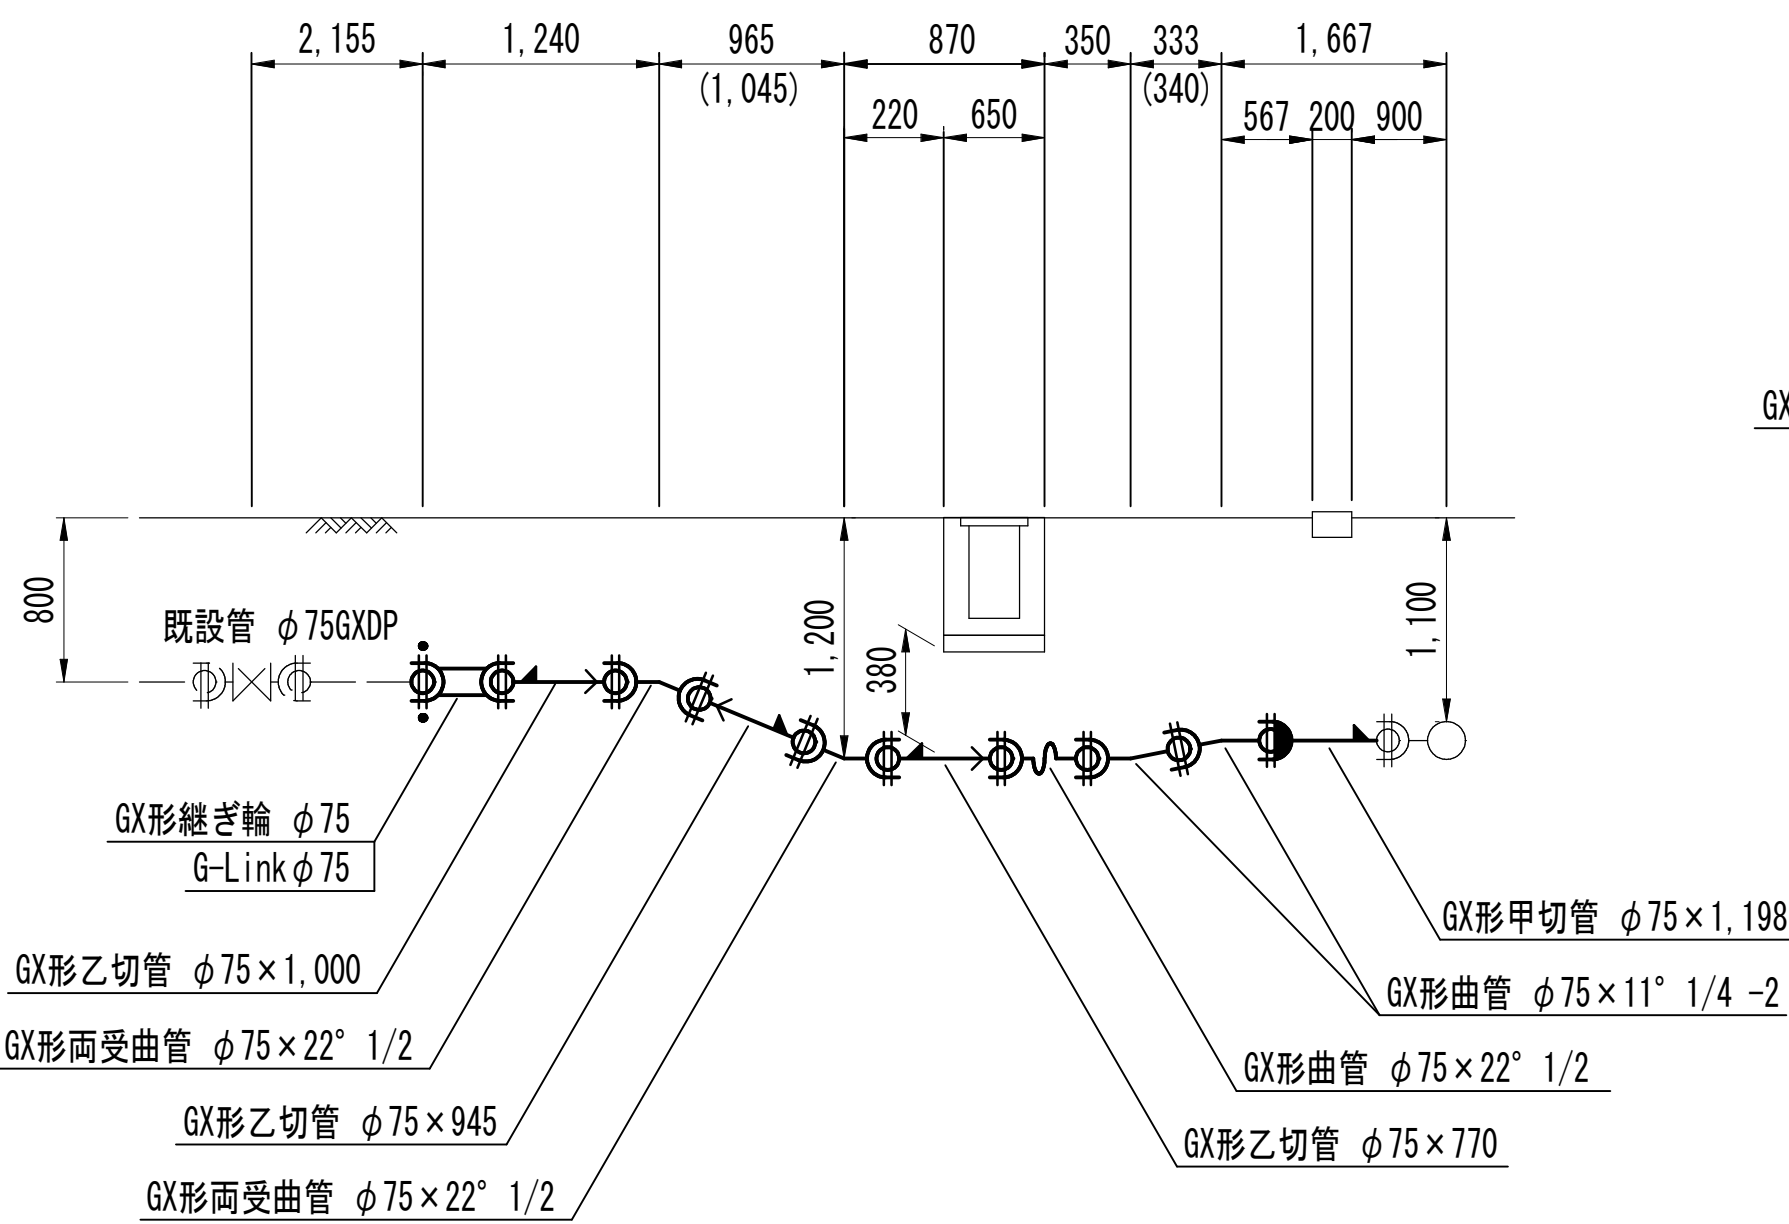


シ箇所詳細図

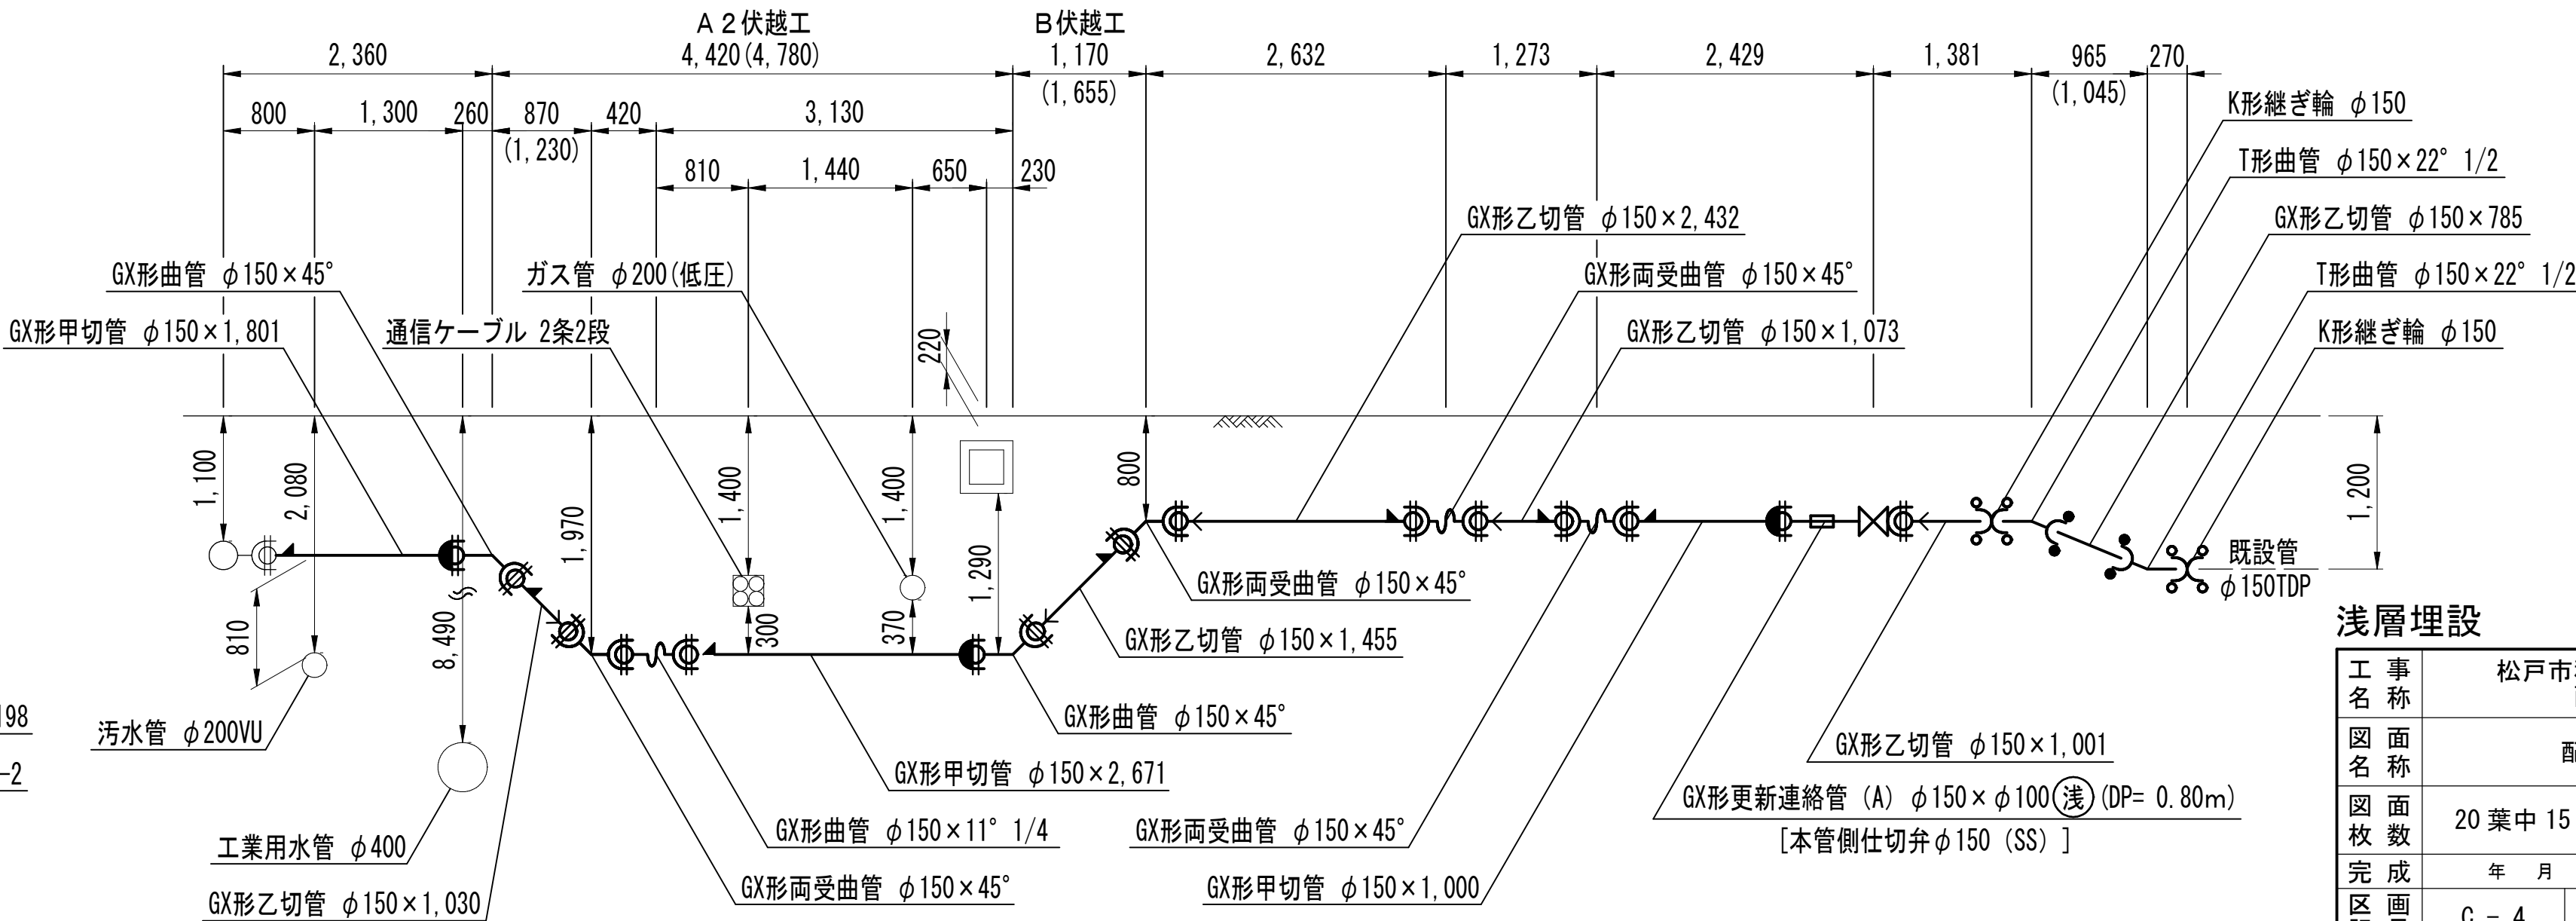

浅層埋設

工事名	松戸市糺台7丁目62番地先 配水管整備工事		
図面名	配管参考図 (6/6)		
図面枚数	20 葉中 15	縮尺	NONE
完成年月日	年 月 日	工事番号	水市8・9第7号
区画記号	C - 4	千葉県企業局	
整理番号		施工業者	
所長	次長	課長	設計
所長	次長	課長	監督
			製図
			製図

付帯工平面図 S=1:500

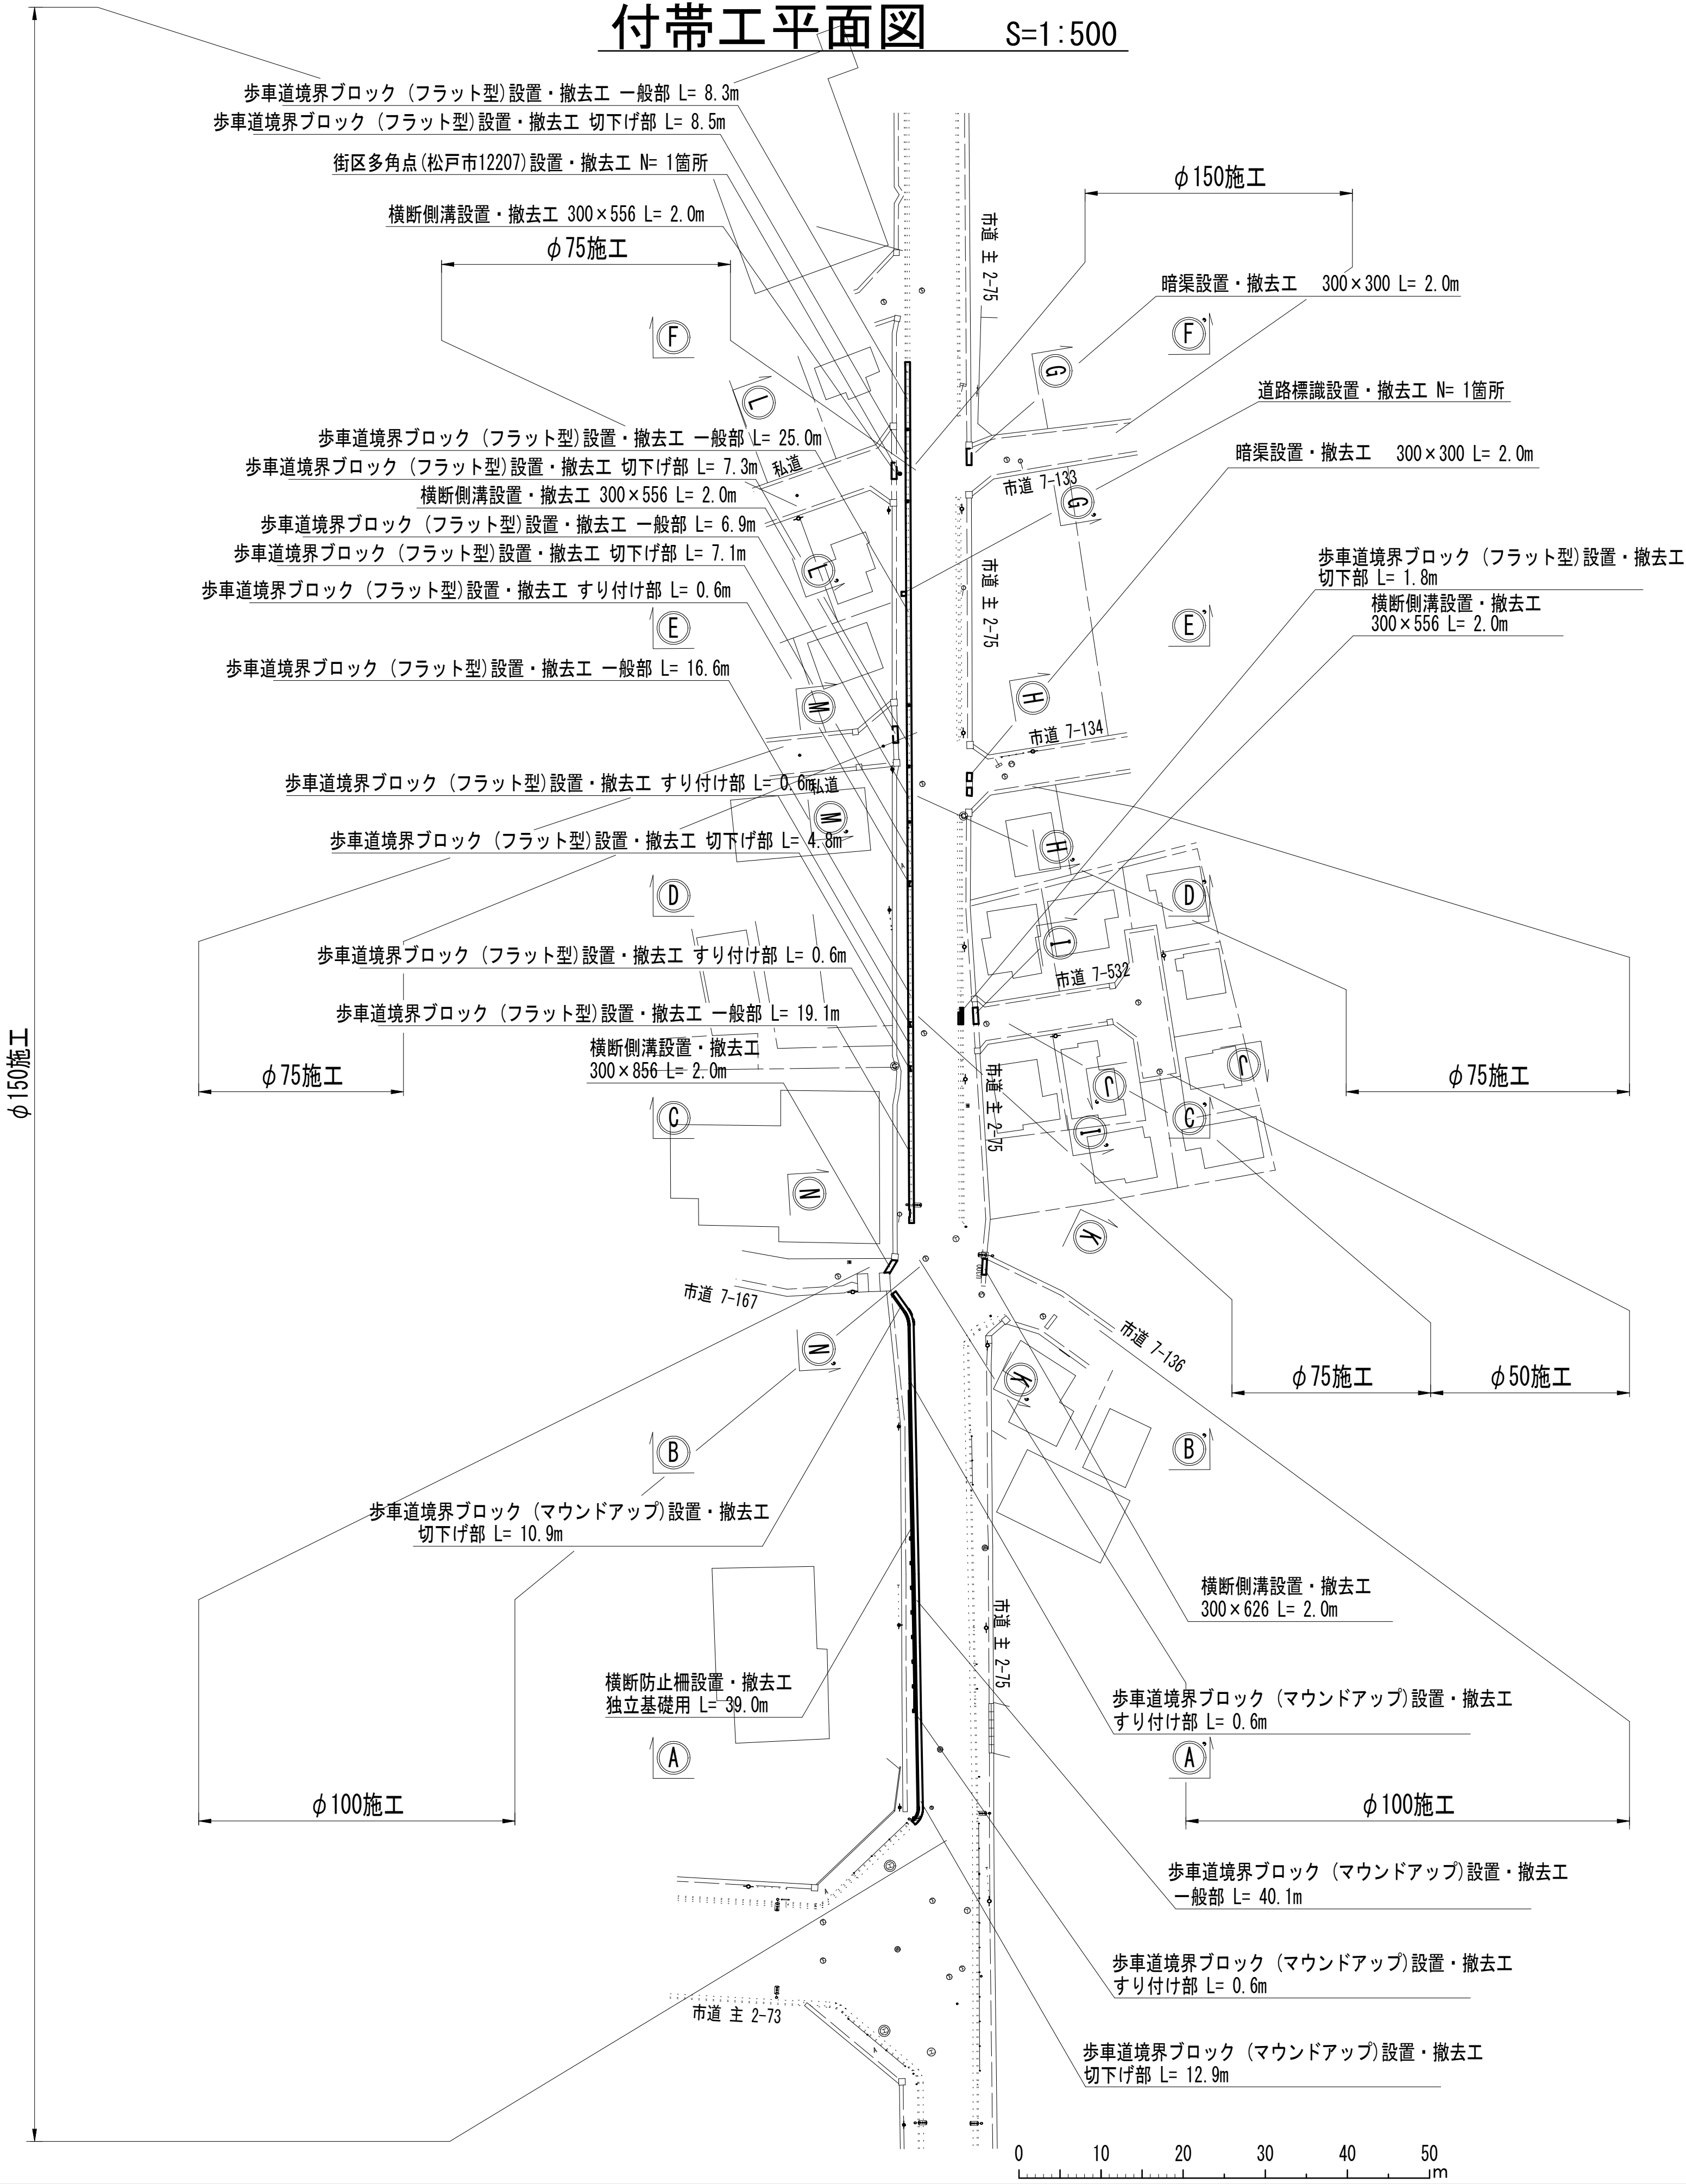


付帯工集計表

施 工	工 種	種 別	計 算 式	単位	数 量	摘 要
φ75施工	横断側溝 設置・撤去工	300×556	2.0 + 2.0 + 2.0	m	6.0	
	街区多角点設置・撤去工	松戸市12207	1.0	箇所	1.0	3級
	歩車道境界ブロック (フラット型) 設置・撤去工	切下部	1.8	m	1.8	
	暗渠設置・撤去工	300×300	2.0	m	2.0	
φ100施工	横断側溝 設置・撤去工	300×626	2.0	m	2.0	
	横断側溝 設置・撤去工	300×856	2.0	m	2.0	
φ150施工	横断防止柵設置・撤去工	独立基礎用	39.0	m	39.0	
	歩車道境界ブロック (マウンドアップ) 設置・撤去工	一般部	40.1	m	40.1	
	歩車道境界ブロック (マウンドアップ) 設置・撤去工	すり付け部	0.6 + 0.6	m	1.2	
	歩車道境界ブロック (マウンドアップ) 設置・撤去工	切下部	12.9 + 10.9	m	23.8	
	歩車道境界ブロック (フラット型) 設置・撤去工	一般部	19.1 + 16.6 + 6.9 + 25.0 + 8.3	m	75.9	
	歩車道境界ブロック (フラット型) 設置・撤去工	すり付け部	0.6 + 0.6 + 0.6	m	1.8	
	歩車道境界ブロック (フラット型) 設置・撤去工	切下部	4.8 + 7.1 + 7.3 + 8.5	m	27.7	
	暗渠設置・撤去工	300×300	2.0	m	2.0	
	道路標識設置・撤去工		1.0	箇所	1.0	


浅層埋設

工 事 名	松戸市糺台7丁目62番地先 配水管整備工事				
図 面 名	付帯工平面図				
図 面 枚 数	20 葉中 16	縮 尺	1:500		
完 成 日	年 月 日	工事番号	水市8・9第7号		
区 画 記 号	C - 4		千葉県企業局		
整理番号			施工業者		
所長	次長	課長	設計	製図	
所長	次長	課長	監督	製図	


付帯工構造図(1/2) S=1 : 10

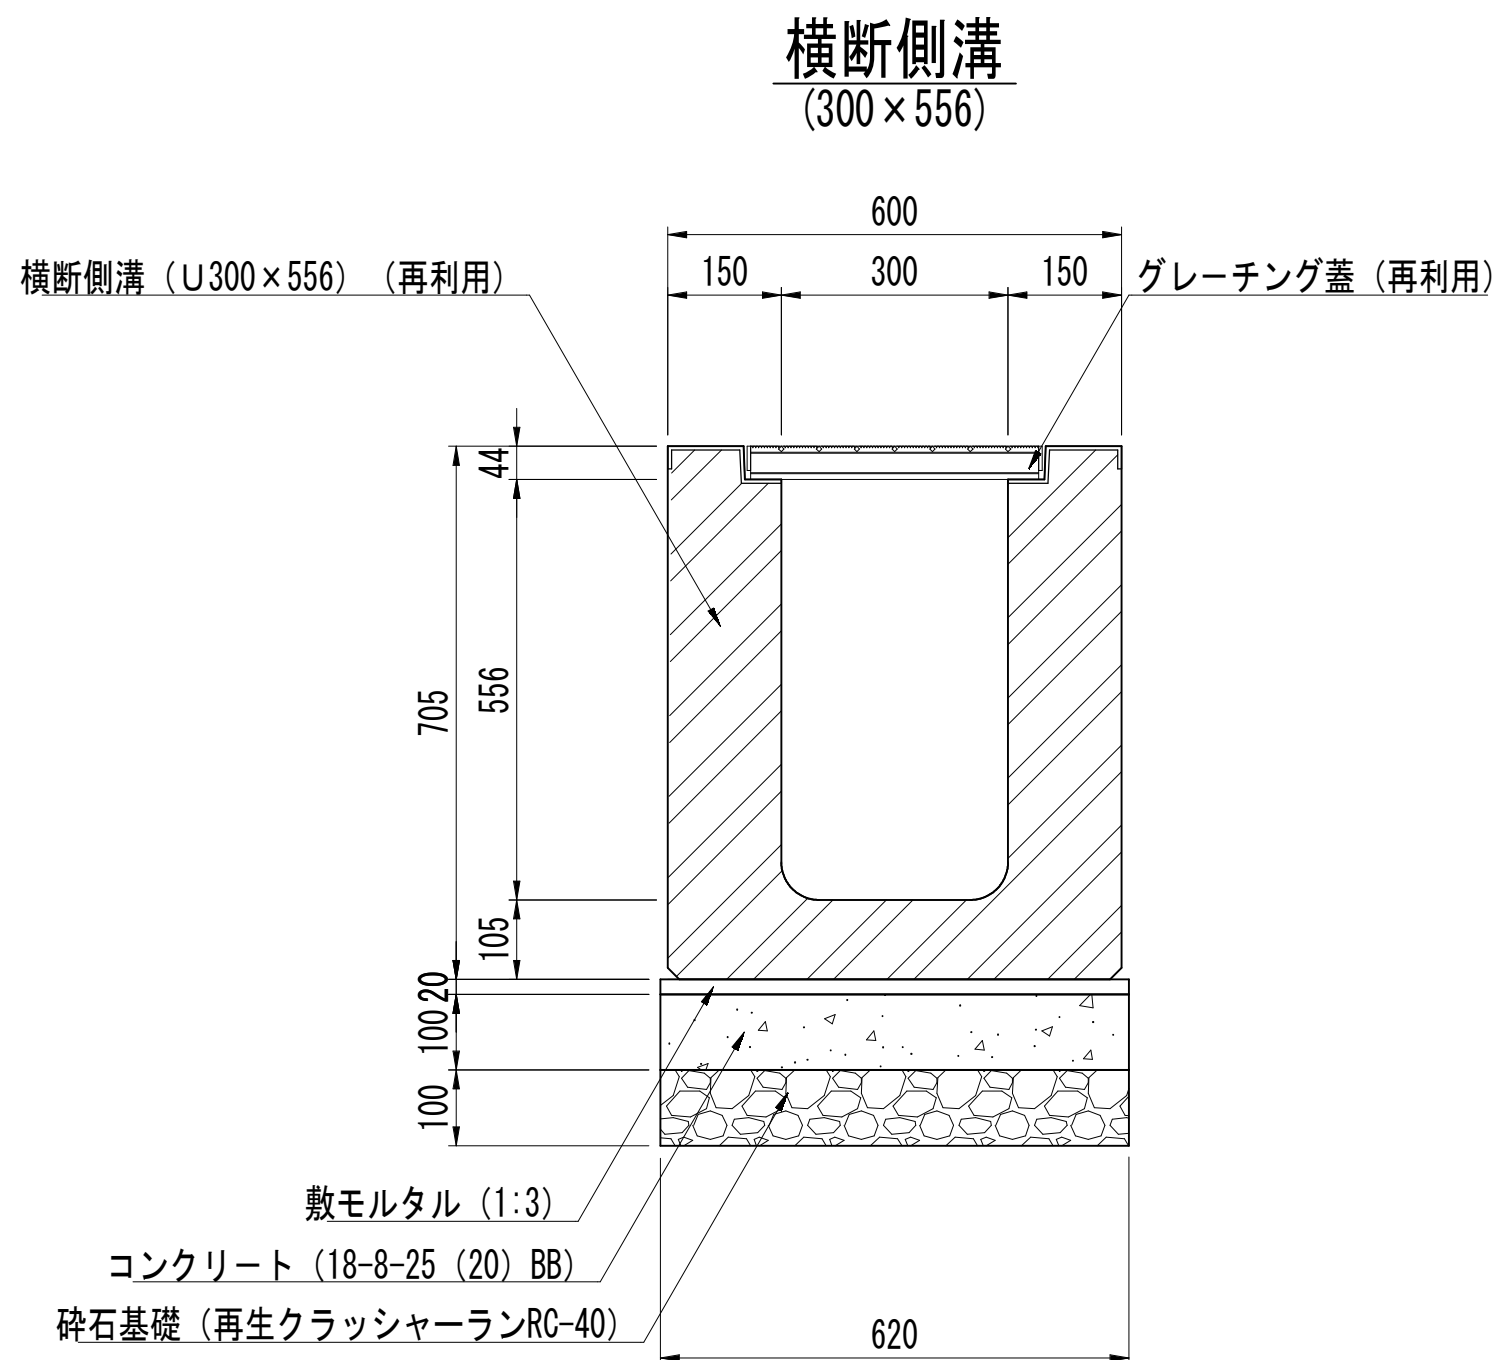


横断側溝 (300×556) 単位数量表					10.0m当り
種 別	規格・寸法	単位	数 量	摘 要	
横断側溝	300×556×2000	m	10.0	再利用 参考重量 846kg/本	
グレーチング蓋	T-25 400×995×50	枚	10.0	再利用 参考重量 31.4kg/枚	
敷モルタル	1:3	m ²	0.12		
コンクリート	18-8-25 (20) BB	m ³	0.62		
型 枠	小型構造物	m ²	2.0		
砕石基礎	再生クラッシャーランRC-40	m ³	6.2		

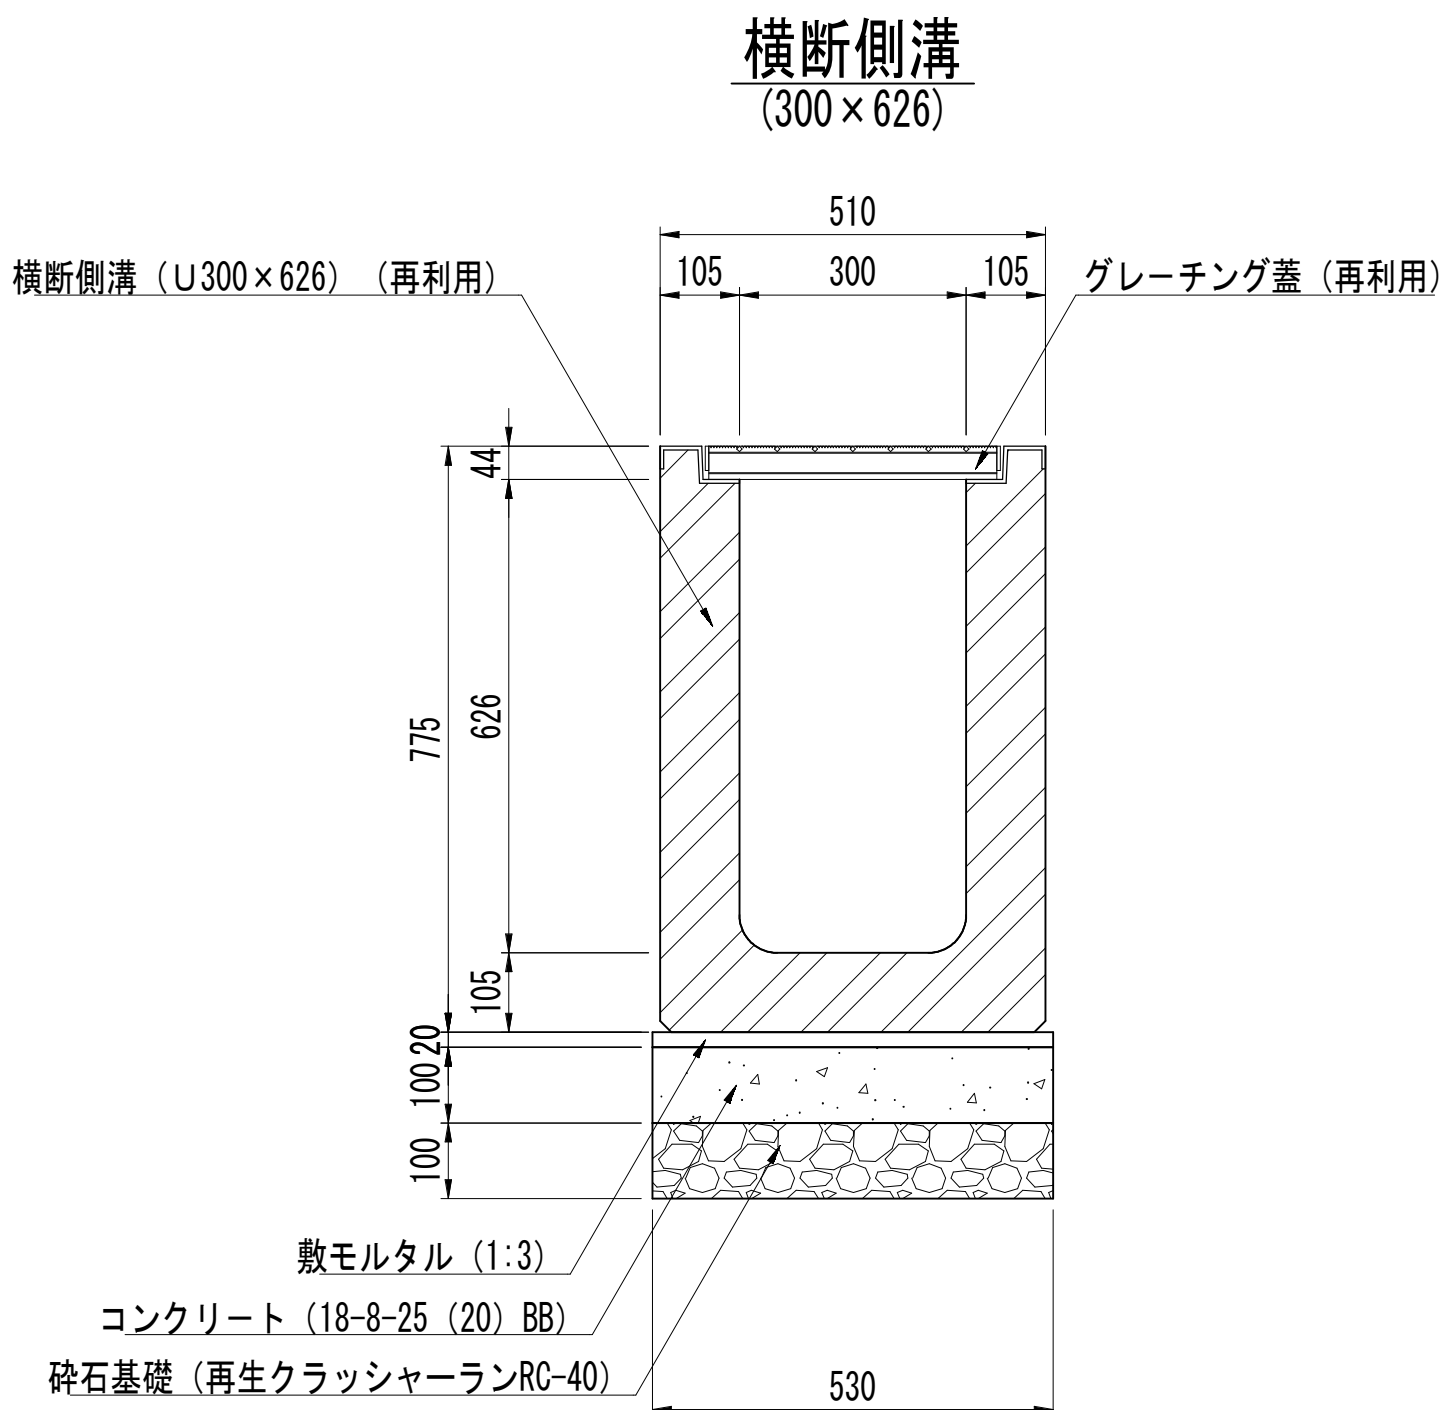


横断側溝 (300×626) 単位数量表					10.0m当り
種 別	規格・寸法	単位	数 量	摘 要	
横断側溝	300×626×2000	m	10.0	再利用 参考重量 1048kg/本	
グレーチング蓋	T-25 400×995×50	枚	10.0	再利用 参考重量 31.4kg/枚	
敷モルタル	1:3	m ²	0.11		
コンクリート	18-8-25 (20) BB	m ³	0.53		
型 枠	小型構造物	m ²	2.0		
砕石基礎	再生クラッシャーランRC-40	m ³	5.3		

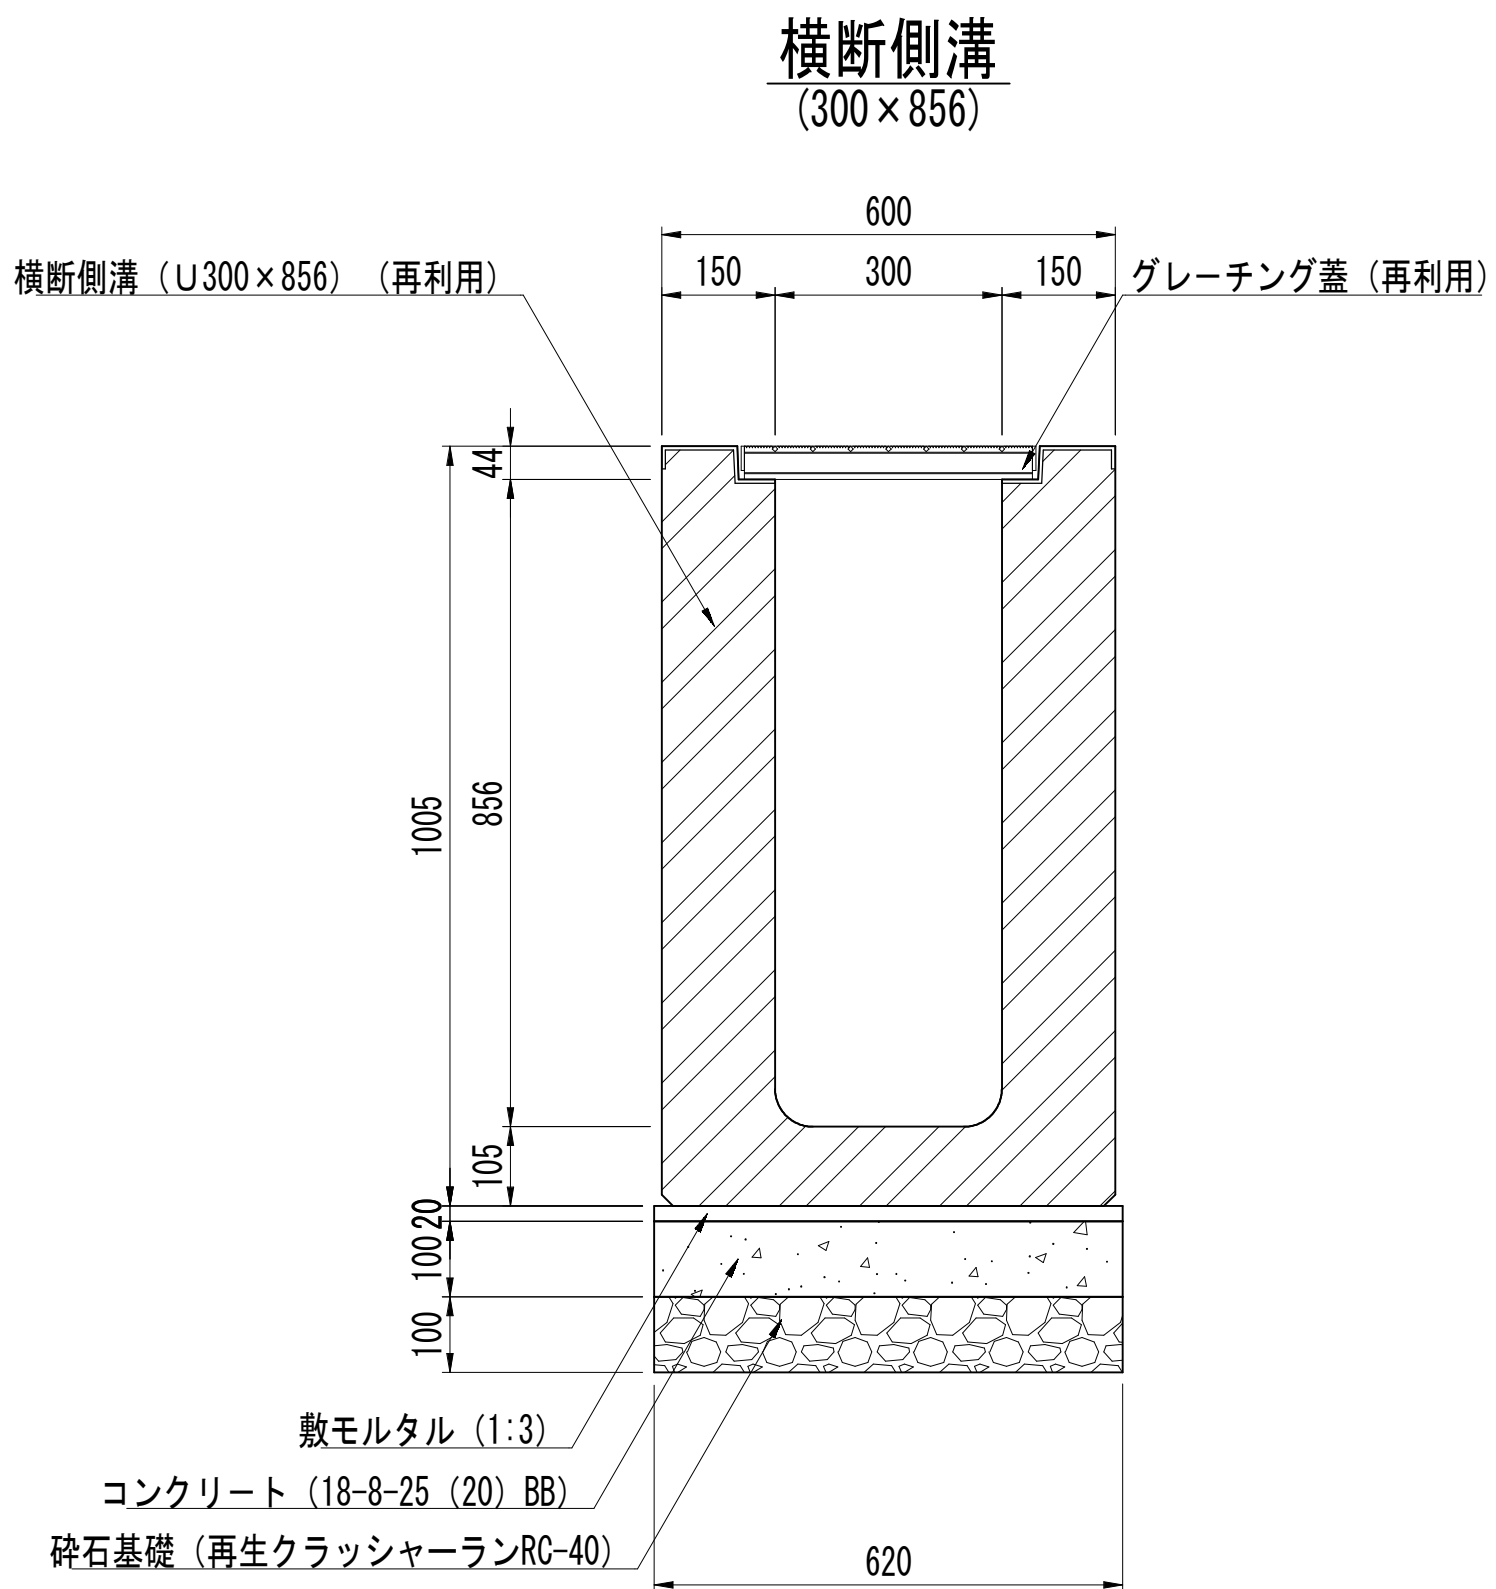


横断側溝 (300×856) 単位数量表					10.0m当り
種 別	規格・寸法	単位	数 量	摘 要	
横断側溝	300×856×2000	m	10.0	再利用 参考重量 1149kg/本	
グレーチング蓋	T-25 400×995×50	枚	10.0	再利用 参考重量 31.4kg/枚	
敷モルタル	1:3	m ²	0.12		
コンクリート	18-8-25 (20) BB	m ³	0.62		
型 枠	小型構造物	m ²	2.0		
砕石基礎	再生クラッシャーランRC-40	m ³	6.2		

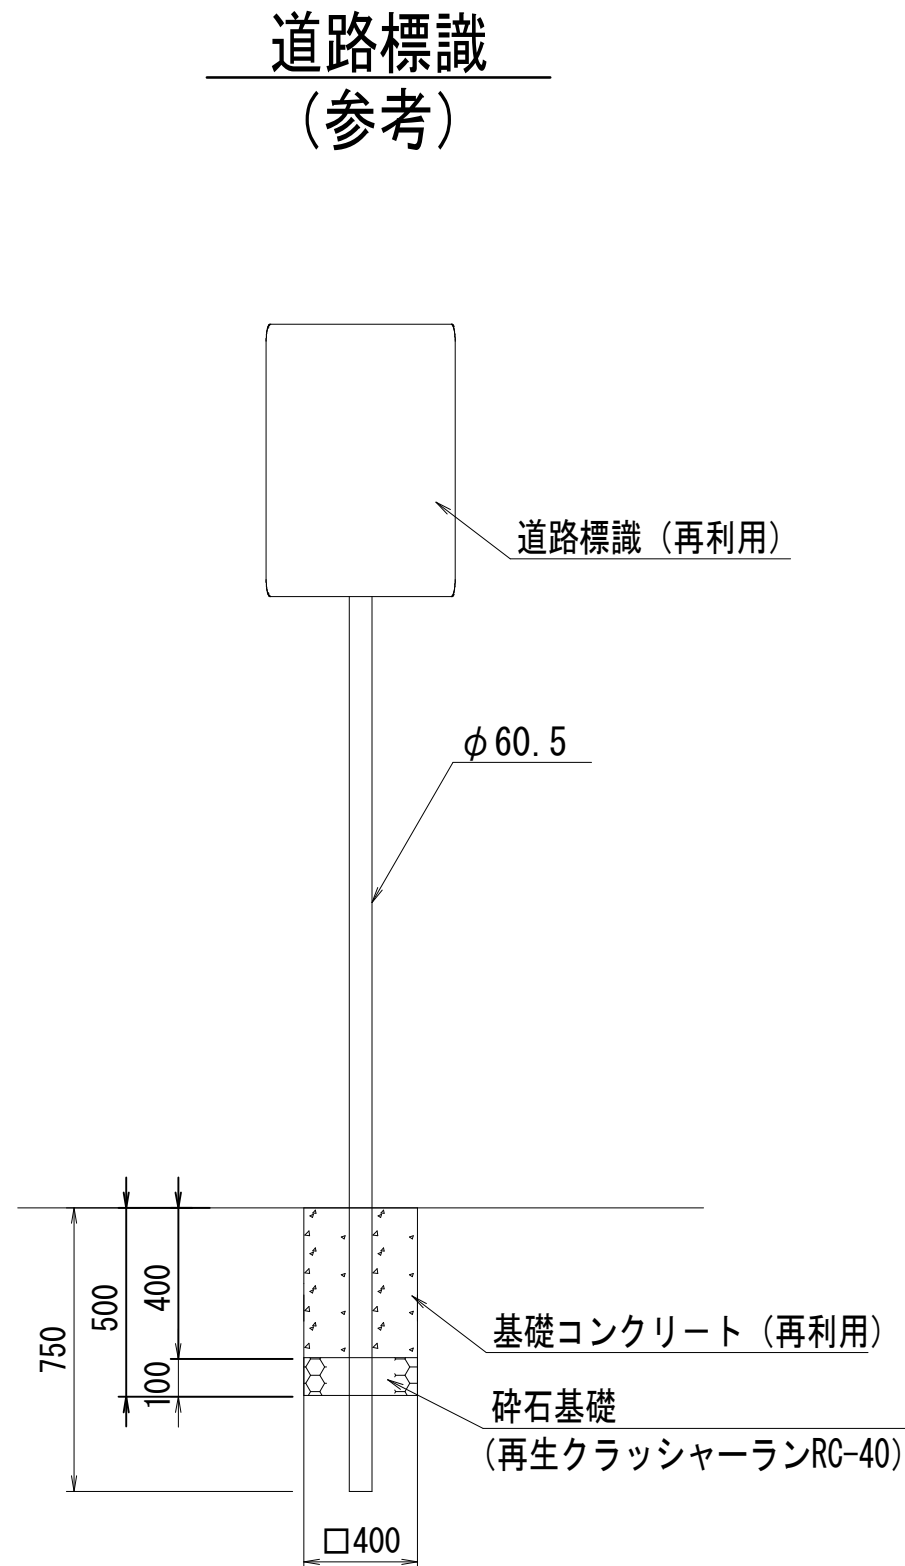

道路標識 単位数量表				1箇所当り
種 別	規格・寸法	単位	数 量	
標識	再利用	本	1.0	
基礎コンクリート	再利用	基	1.0	
砕石基礎	再生クラッシャーランRC-40	m ³	0.16	

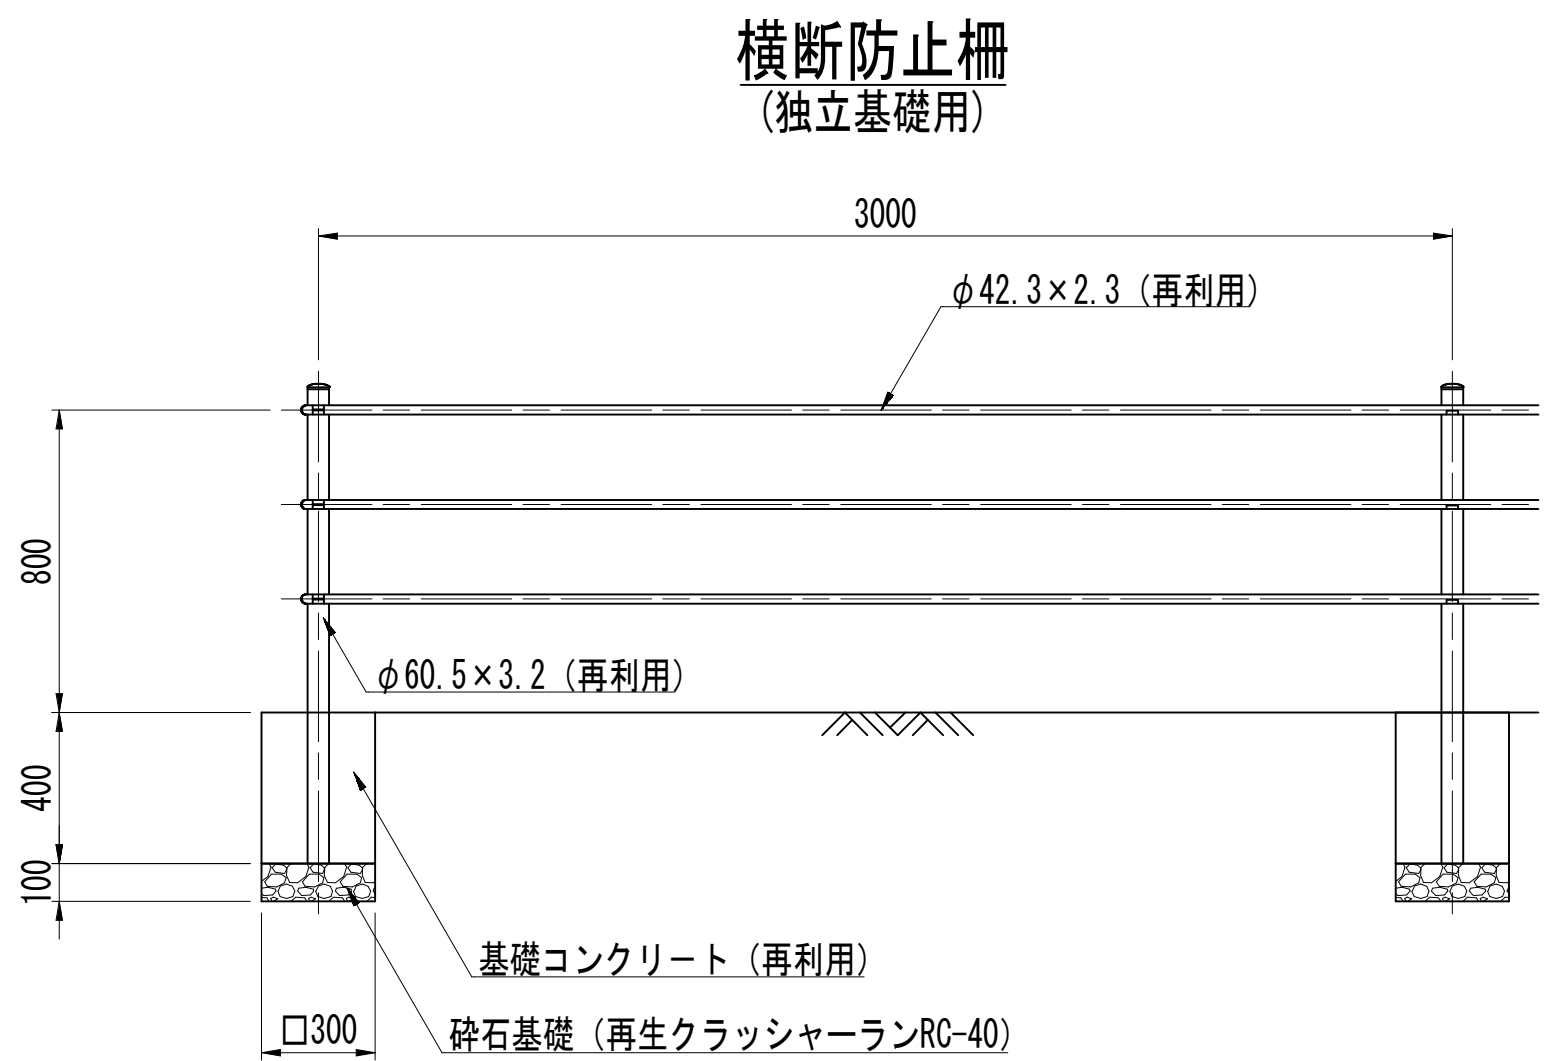

横断防止柵 (独立基礎用) 単位数量表					10.0m当り
種 別	規格・寸法	単位	数 量	摘 要	
横断防止柵	独立基礎用	m	10.0	再利用	
基礎コンクリート	基	3.3	再利用		
砕石基礎	再生クラッシャーランRC-40	m ³	0.3		

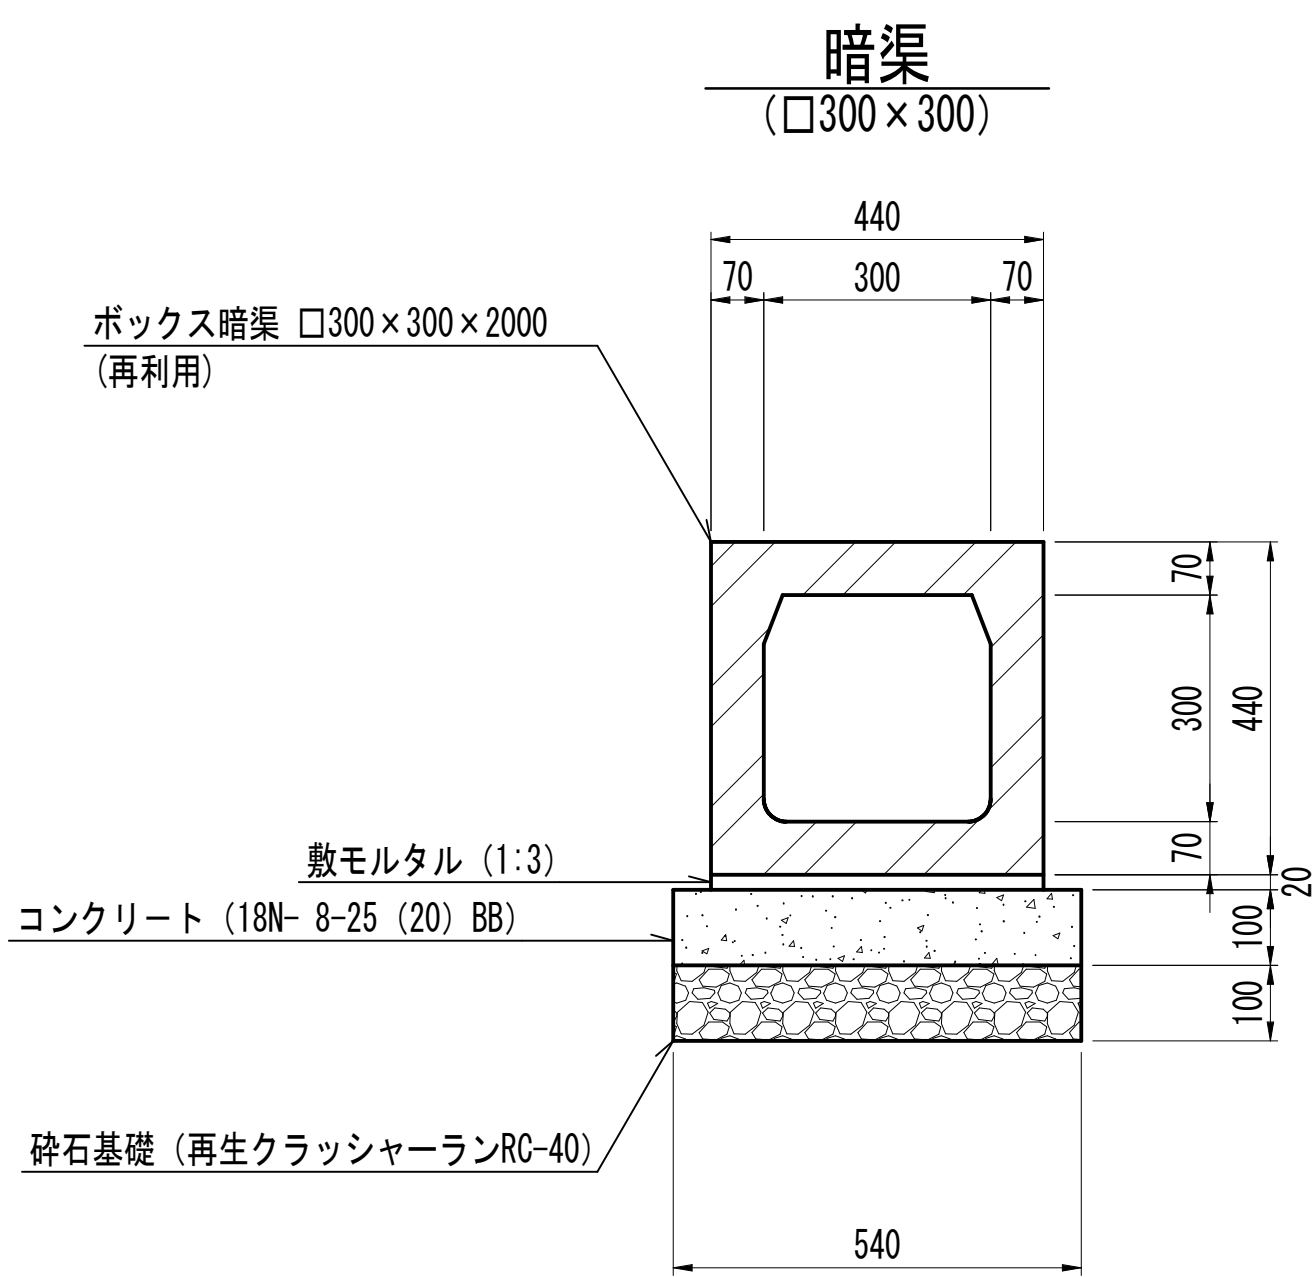




暗渠 □300×300 単位数量表					10.0m当り
種 別	規格・寸法	単位	数 量	摘 要	
ボックス暗渠	□300×300×2000	本	5.0	再利用 参考重量 574kg	
敷モルタル	1:3	m ²	0.09		
コンクリート	18- 8-25 (20) BB	m ³	0.54		
型 枠	小型構造物	m ²	2.0		
砕石基礎	再生クラッシャーランRC-40	m ³	5.4		

浅層埋設

工 事 名	松戸市総台7丁目62番地先 配水管整備工事			
図 面 名	付帯工構造図(1/2)			
図 面 枚 数	20 葉中 17	縮 尺	1:10	
完 成 日	年 月 日	工事番号	水市8・9第7号	
区 画 記 号	C - 4		千葉県企業局	
整理番号		施工業者		
所 長	次 長	課 長	設 計	製 図
所 長	次 長	課 長	監 督	製 図

付帯工構造図(2/2) S=1 : 10

歩車道境界ブロック（フラット型）

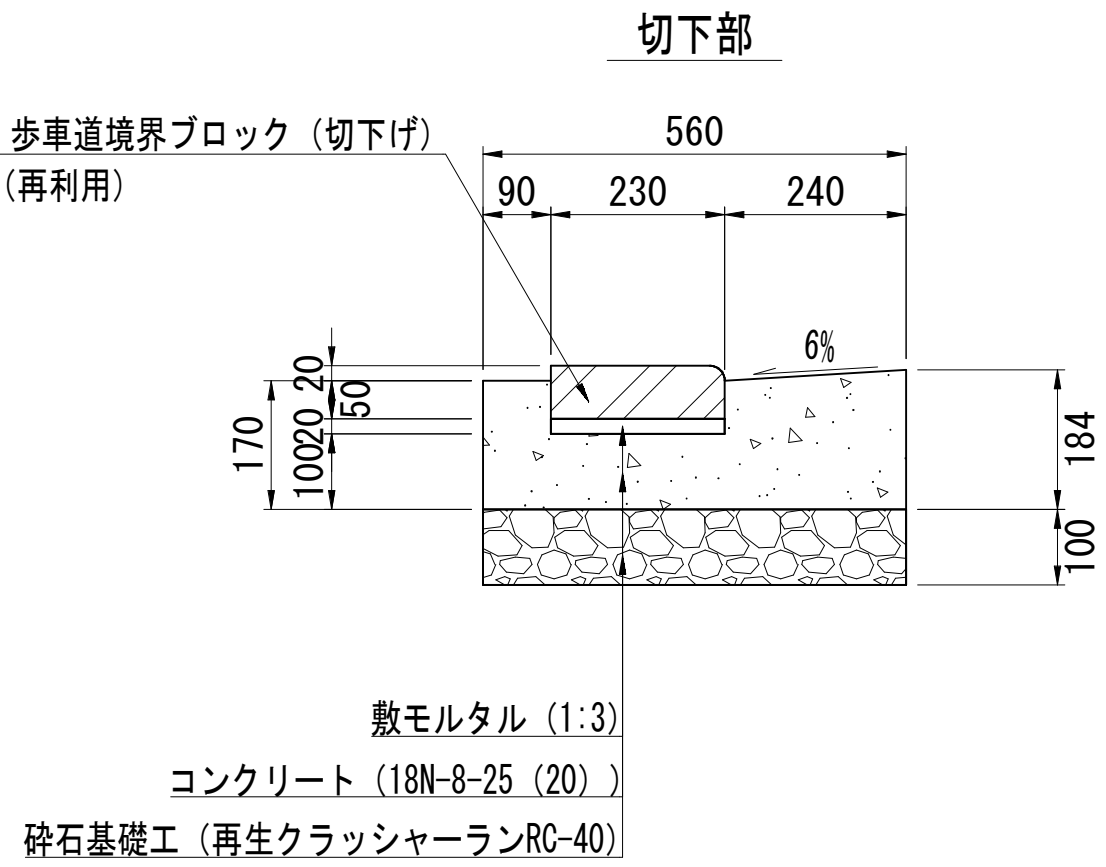
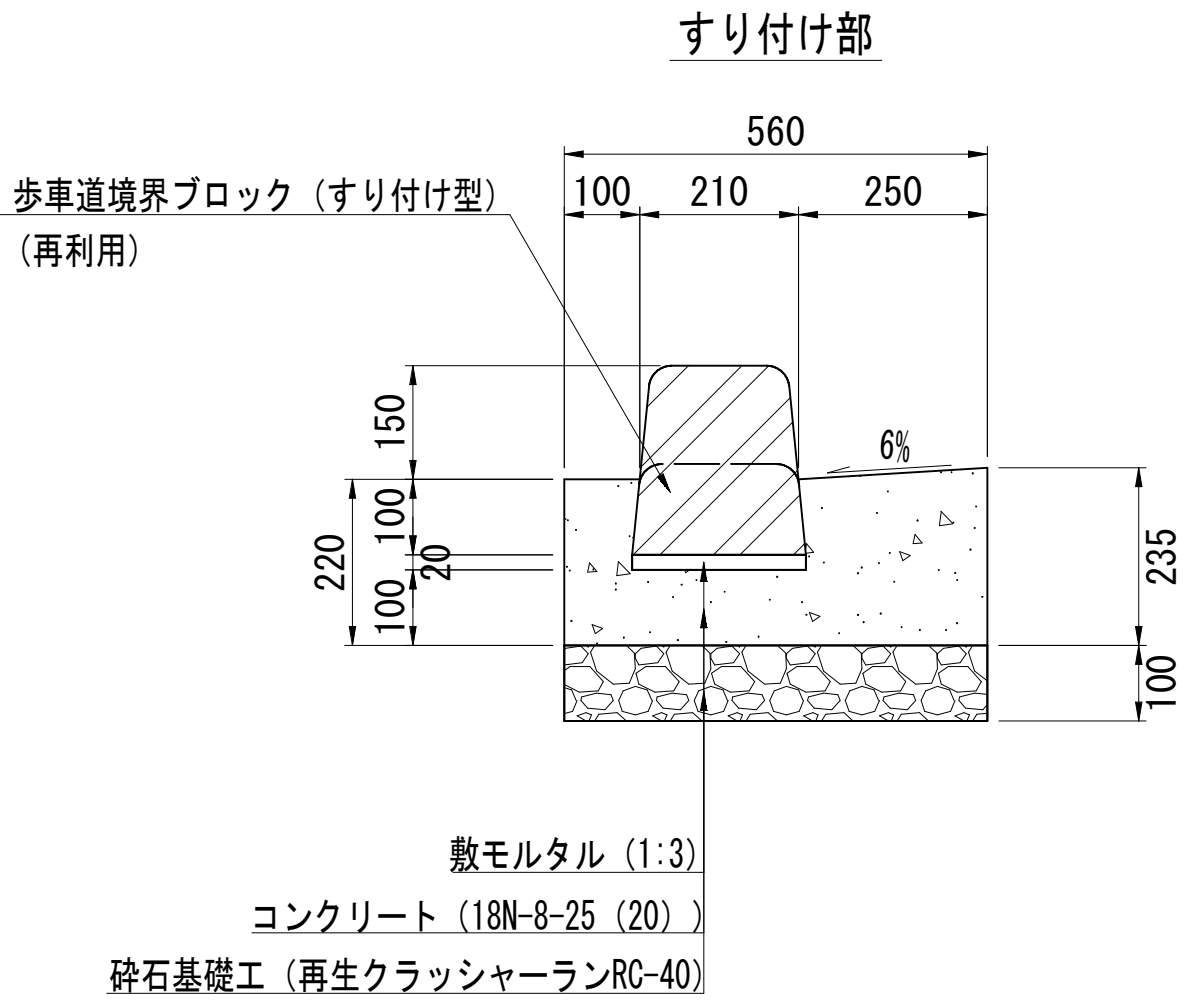
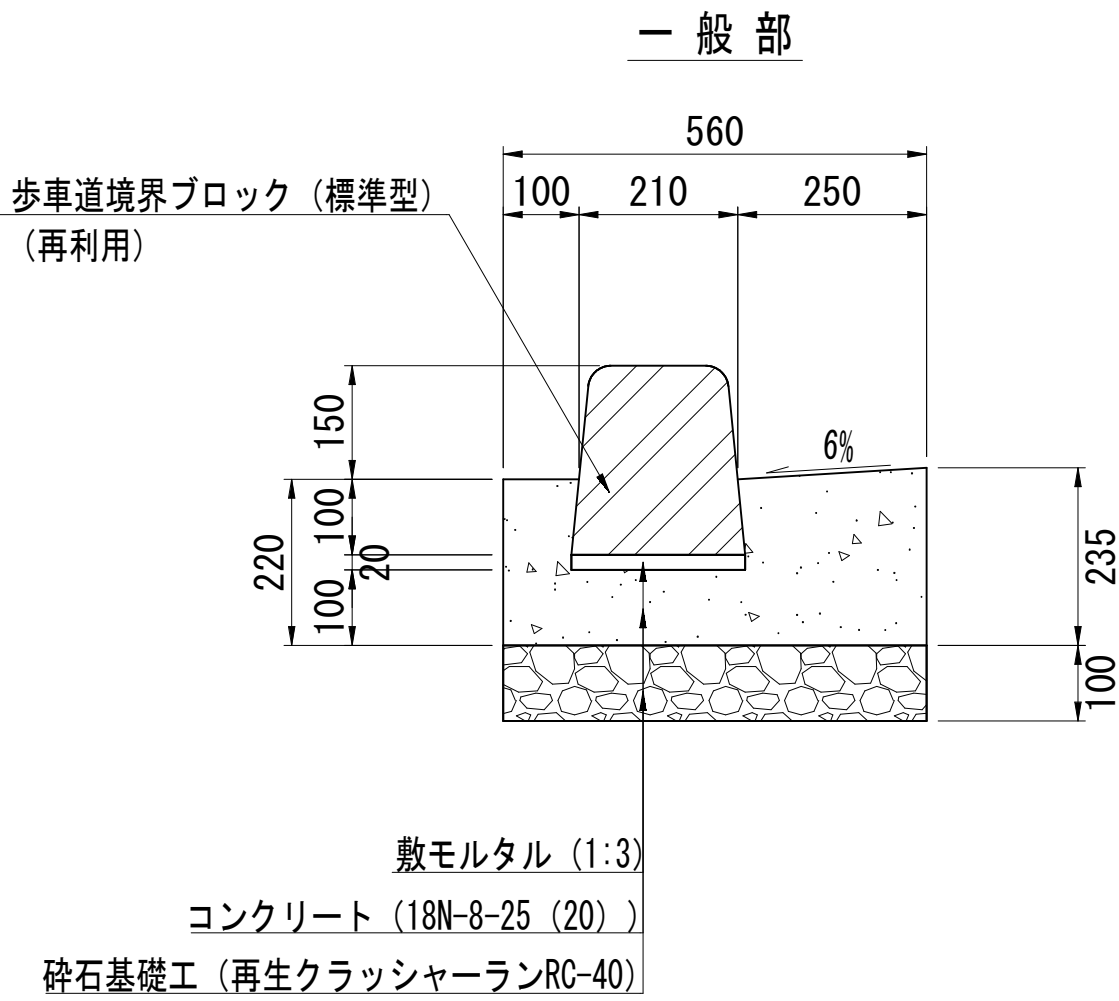


歩車道境界ブロック フラット型 一般部 10.0m当り				
種 別	規格・寸法	単位	数 量	摘 要
歩車道境界ブロック	標準 600 再利用	本	16.4	参考重量 69kg
敷モルタル	1:3	m ³	0.04	
コンクリート	σ ck=18-8-25	m ³	1.00	W/C = 60%以下
砕石基礎工	再生クラッシャーランRC-40	m ²	5.6	
型枠		m ²	4.6	

歩車道境界ブロック フラット型 すり付け部 10.0m当り				
種 別	規格・寸法	単位	数 量	摘 要
歩車道境界ブロック	すり付け用 600 再利用	本	16.4	参考重量 40kg
敷モルタル	1:3	m ³	0.04	
コンクリート	σ ck=18-8-25	m ³	1.00	W/C = 60%以下
砕石基礎工	再生クラッシャーランRC-40	m ²	5.6	
型枠		m ²	4.6	

歩車道境界ブロック フラット型 切下げ部 10.0m当り				
種 別	規格・寸法	単位	数 量	摘 要
歩車道境界ブロック	切下げ用 600 再利用	本	16.4	参考重量 17kg
敷モルタル	1:3	m ³	0.05	
コンクリート	σ ck=18-8-25	m ³	0.81	W/C = 60%以下
砕石基礎工	再生クラッシャーランRC-40	m ²	5.6	
型枠		m ²	3.5	

歩車道境界ブロック（マウンドアップ型）

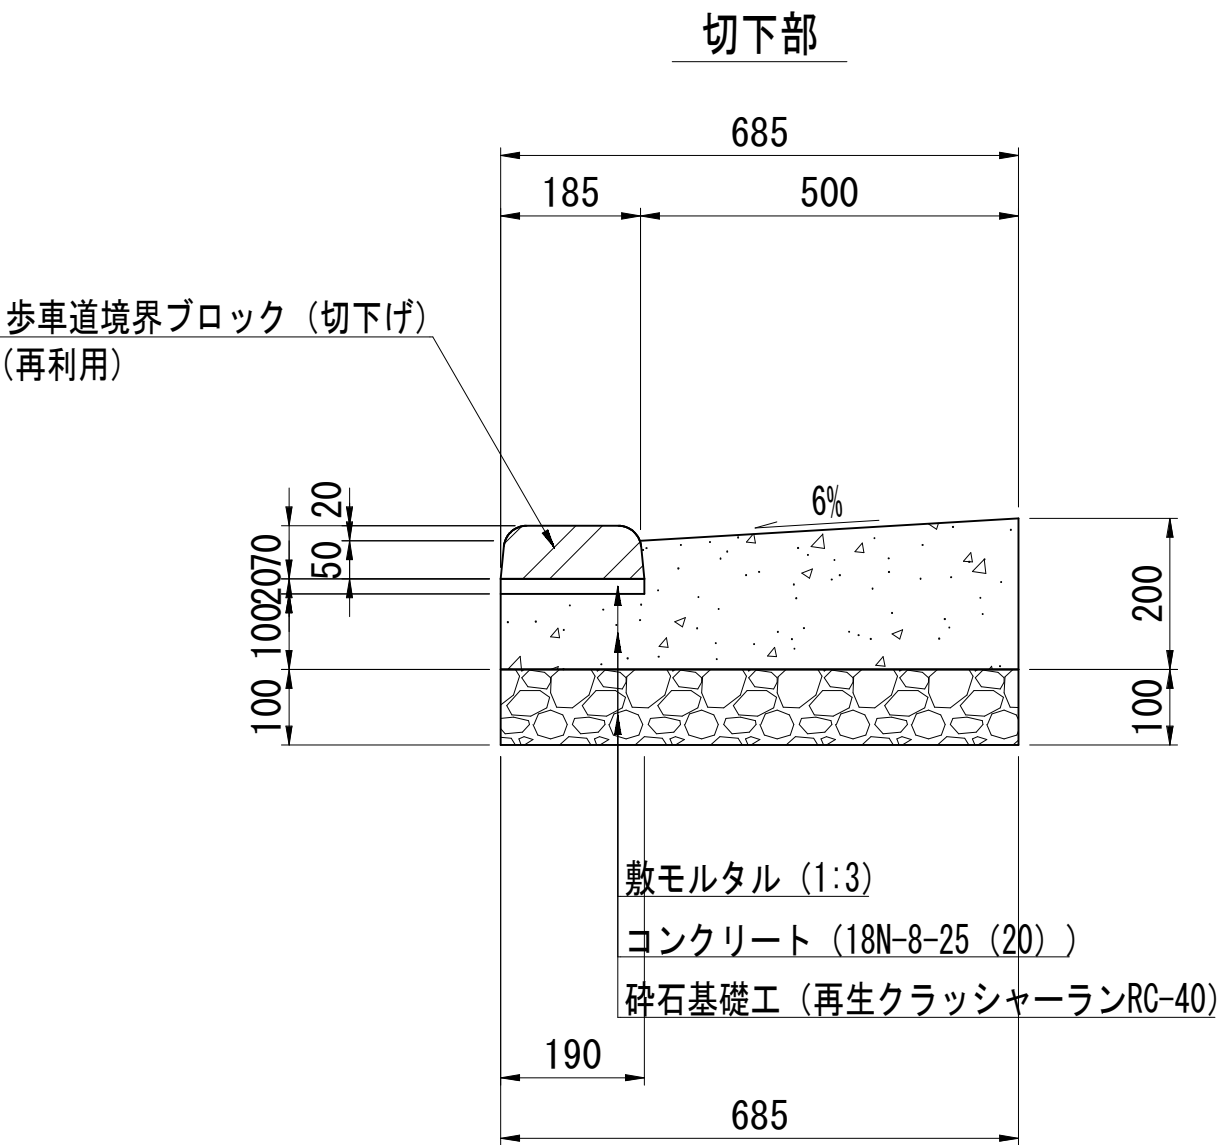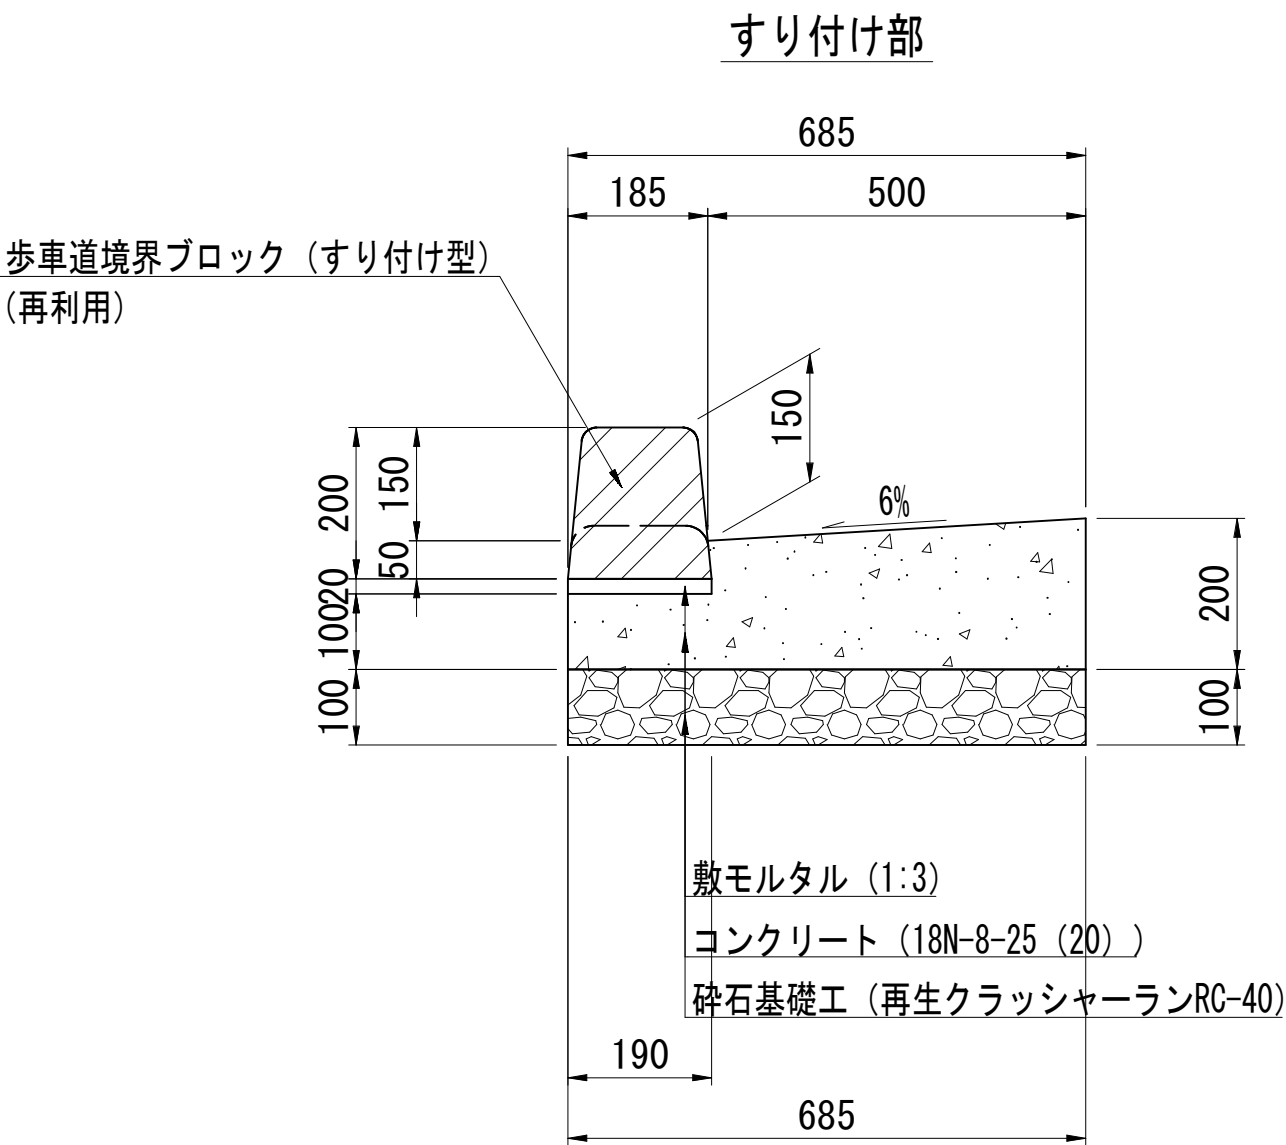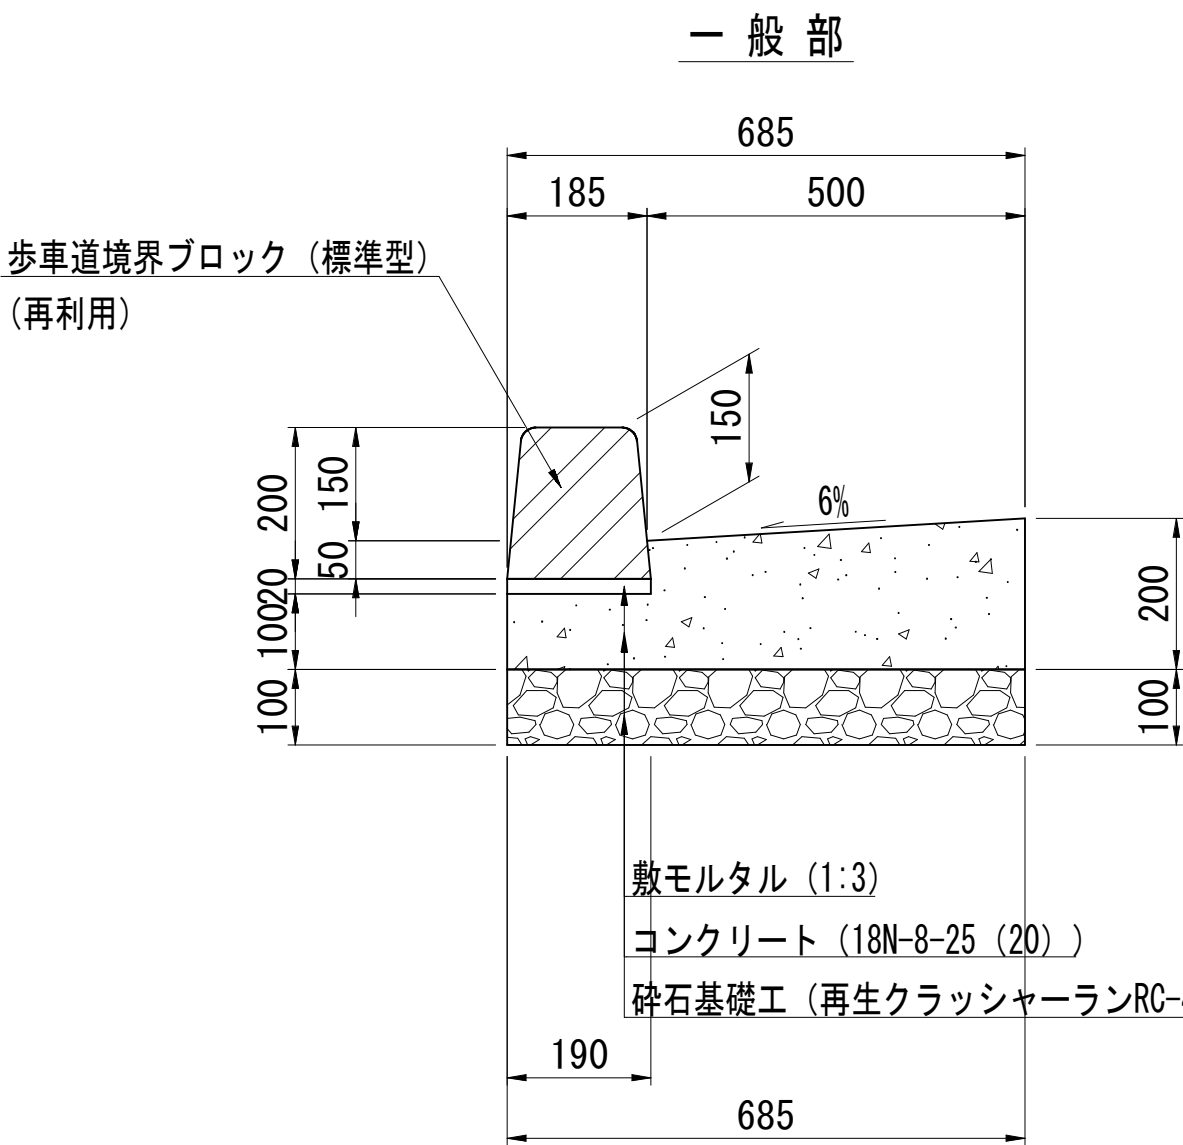



歩車道境界ブロック マウンドアップ 一般部 10.0m当り				
種 別	規格・寸法	単位	数 量	摘 要
歩車道境界ブロック	標準 600 再利用	本	16.4	参考重量 45kg
敷モルタル	1:3	m ³	0.04	
コンクリート	σ ck=18-8-25	m ³	1.12	W/C = 60%以下
砕石基礎工	再生クラッシャーランRC-40	m ²	6.9	
型枠		m ²	3.0	

歩車道境界ブロック マウンドアップ すり付け部 10.0m当り				
種 別	規格・寸法	単位	数 量	摘 要
歩車道境界ブロック	すり付け用 600 再利用	本	16.4	参考重量 29kg
敷モルタル	1:3	m ³	0.04	
コンクリート	σ ck=18-8-25	m ³	1.12	W/C = 60%以下
砕石基礎工	再生クラッシャーランRC-40	m ²	6.9	
型枠		m ²	3.0	

歩車道境界ブロック マウンドアップ 切下げ部 10.0m当り				
種 別	規格・寸法	単位	数 量	摘 要
歩車道境界ブロック	切下げ用 600 再利用	本	16.4	参考重量 17kg
敷モルタル	1:3	m ³	0.04	
コンクリート	σ ck=18-8-25	m ³	1.12	W/C = 60%以下
砕石基礎工	再生クラッシャーランRC-40	m ²	6.9	
型枠		m ²	3.0	

工 事 名	松戸市糀台7丁目62番地先 配水管整備工事				
図 面 名	付帯工構造図(2/2)				
図 面 枚 数	20 葉 中 18	縮 尺	1:10		
完 成	年 月 日	工事番号	水市8・9第7号		
区 画 記 号	C - 4	千葉県企業局			
整理番号		施工業者			
所長	次長	課長	設計	製図	
所長	次長	課長	監督	製図	

給水切替平面図 S=1:500

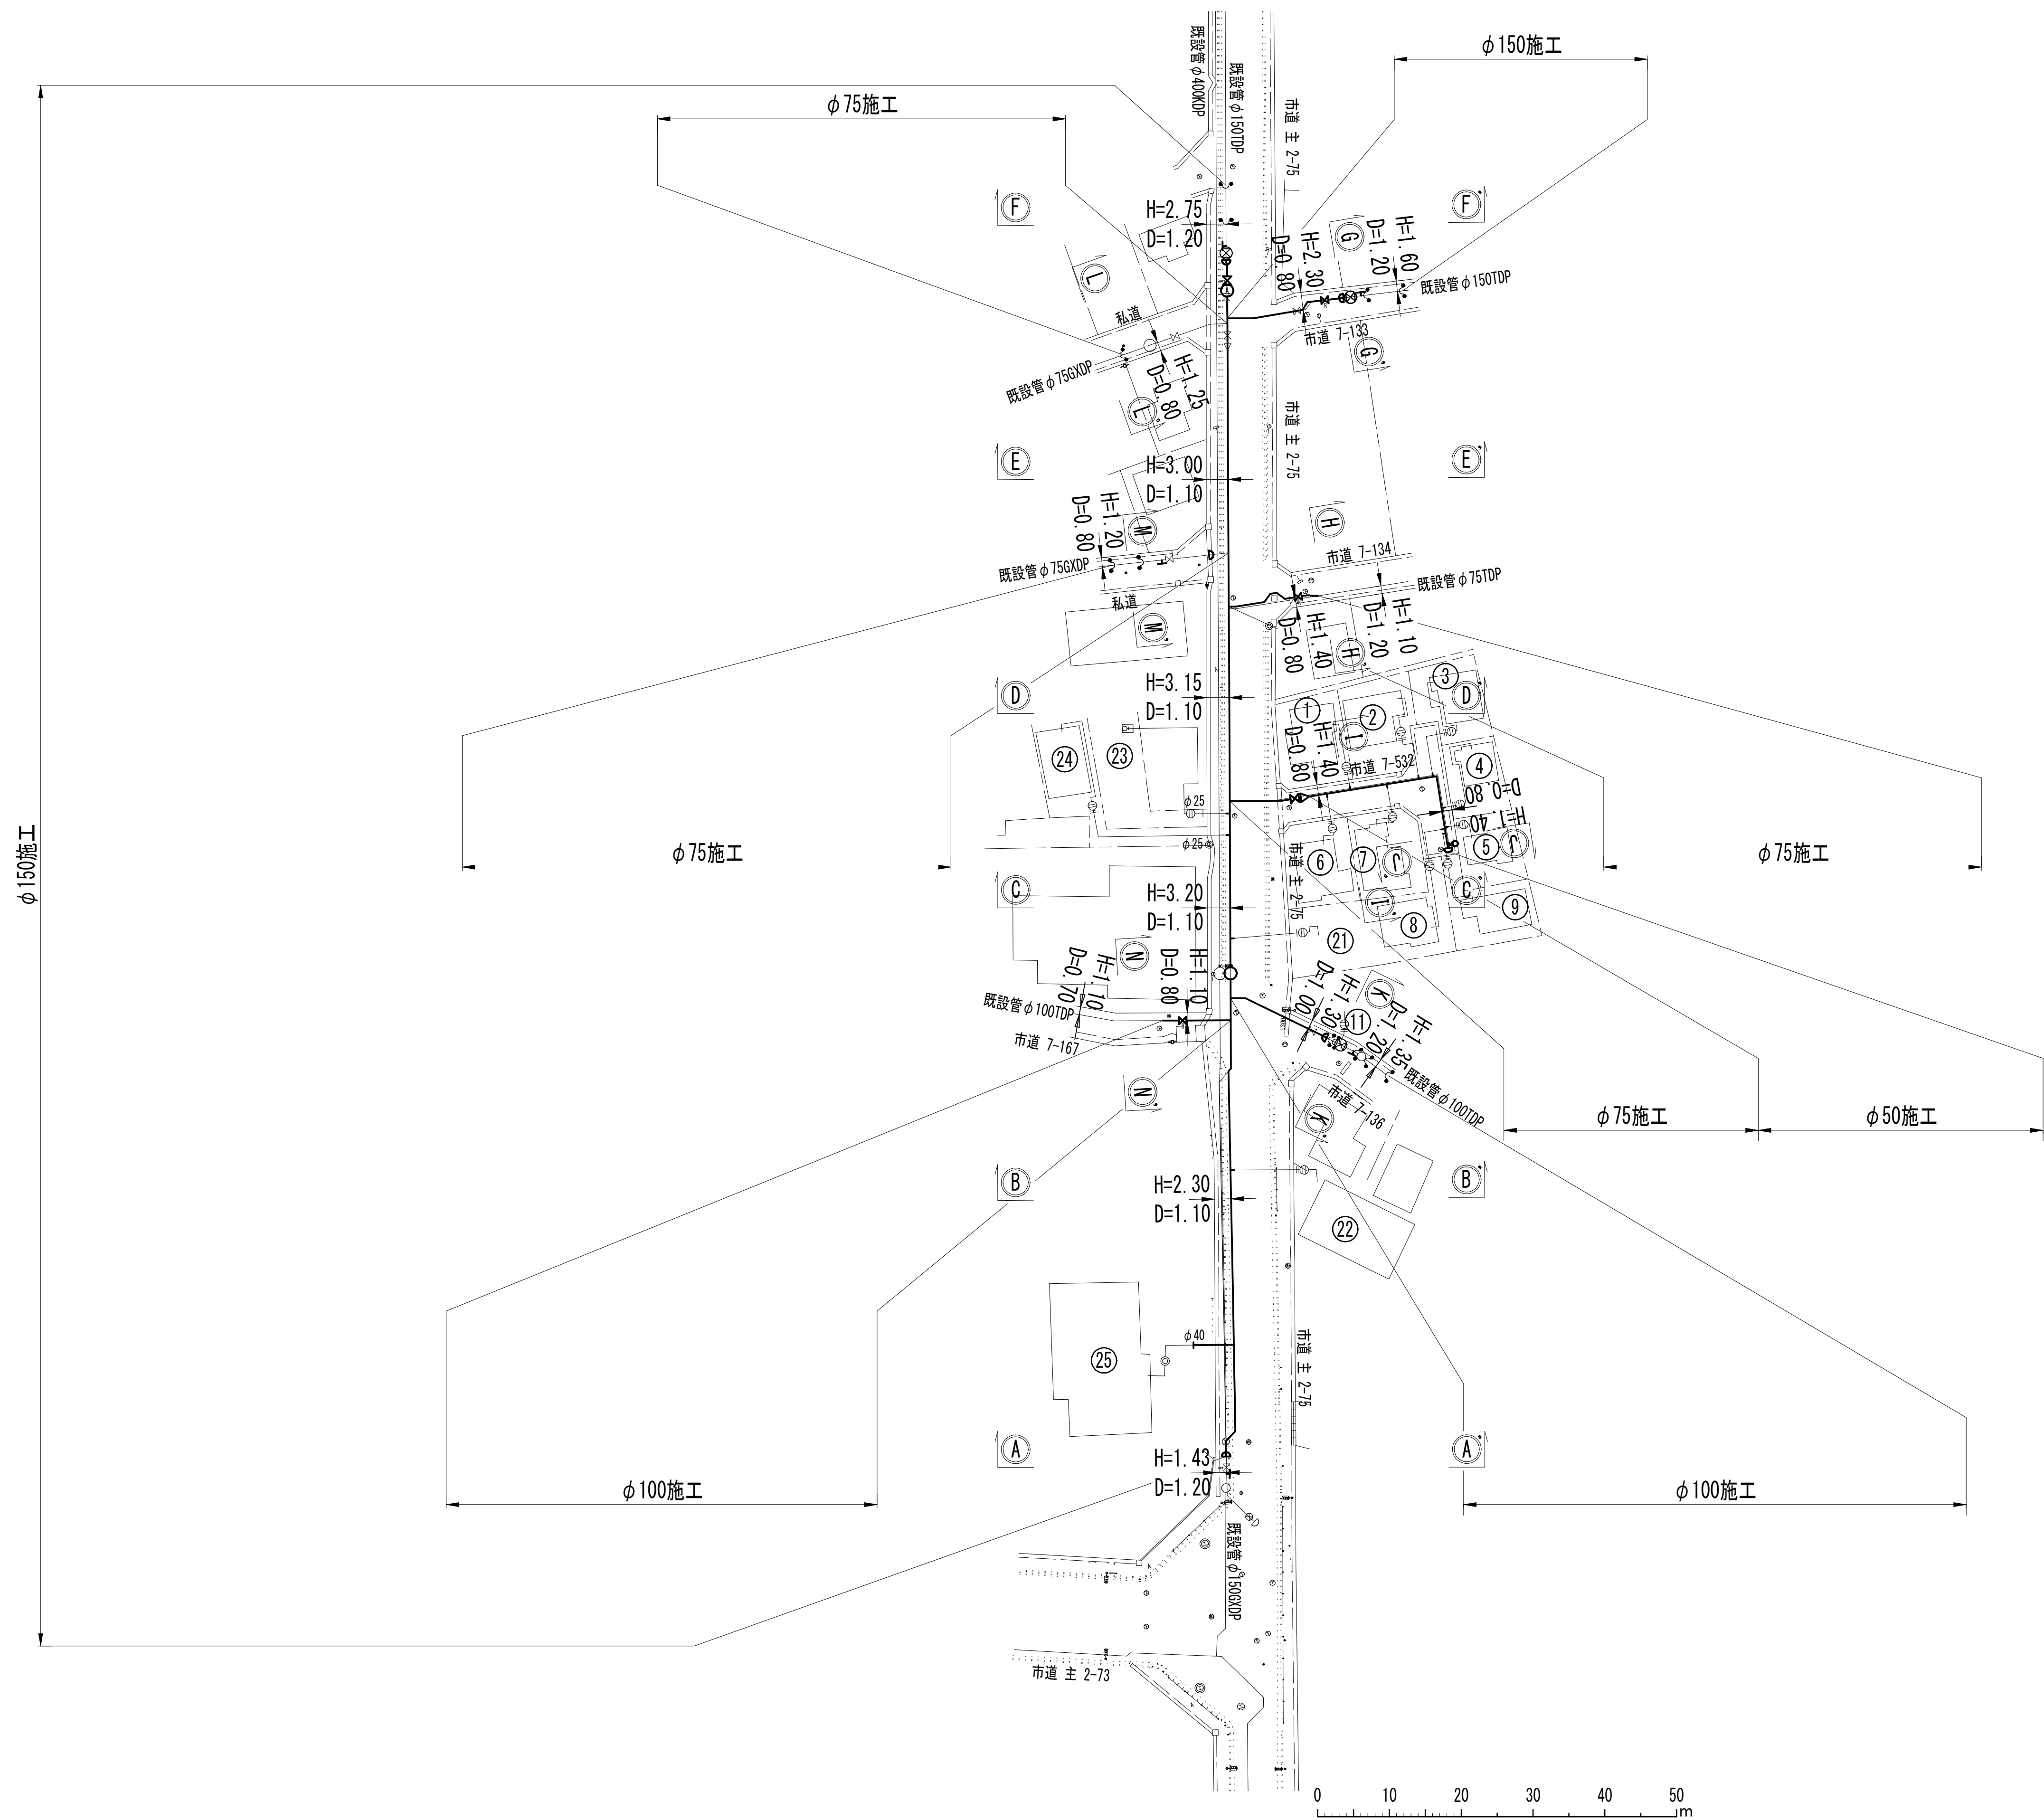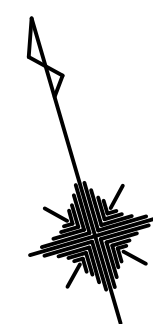

浅層埋設


工 事 名 称	松戸市糺台7丁目62番地先 配水管整備工事			
図 面 名 称	給水切替平面図			
図 面 数	20 葉中 19	縮 尺	1:500	
完 成	年 月 日	工事番号	水市8・9第7号	
区 画 記 号	C - 4		千葉県企業局	
整理番号	施工業者			
所長	次長	課長	設計	製図
所長	次長	課長	監督	製図

給水切替一覽表

[illegible]

宅地内復旧集計表				φ150	
A s	アスファルト(DWI 8 7 1 0 0)			1件	件
C o	コンクリート(DWI 8 7 3 0 0)			件	件
タ	タイル (DWI 8 7 2 0 0)				
	1	床タイル張工	1 100角平	件	件
			2 152角平	件	件
	2	床モザイクタイル(ユニット)張工	3 25mm角	件	件
			4 50mm角	件	件
土	土砂			件	件

宅地内復旧図 S=1:20

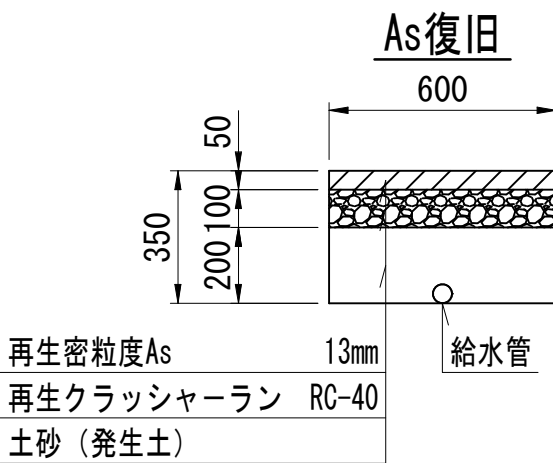

淺層埋設

工事 名称	松戸市稗谷7丁目62番地先 配水管整備工事					
図面 名称	給水切替一覧表					
図面 枚数	20 葉中 20	縮 尺	NONE			
完 成	年 月 日	工事番号	水市 8・9 第7号			
区 画 区 画 号	C - 4	千葉県企業局				
整理番号			施工業者			
所長	次長	課長		設計	製図	
所長	次長	課長		監督	製図	

仮配管延長集計表 S=NONE

施 工	施 工 形 態	仮配管工	仮配管口径	延 長 (m)		掘 削 形 態	仮設仕切弁	仮設消火栓	連絡箇所	鋪 装 種 別	備 考
				設 置	撤 去						
φ50施工 L= 29.50m	屋 間	B仮配管工	φ50	29.50	29.50	機械	—	—	—	—	
φ75施工 L= 44.25m	屋 間	A1仮配管工	φ50	6.00	6.00	機械	3 (φ75)	—	エ	B	不断水連絡工(Hタイプ) 仮配管用連絡工(Dタイプ) 仮配管用連絡工(Dタイプ) 単独栓設置工 GX型移動防止金具設置工
	屋 間	A2仮配管工	φ75	7.66	7.66	機械			カ、キ	C	
	屋 間	B1仮配管工	φ50	4.10	4.10	機械					
	屋 間	B2仮配管工	φ75	7.15	7.15	機械					
	屋 間	C仮配管工	φ75	12.71	12.71	機械					
	屋 間	D仮配管工	φ50	1.58	1.58	機械					
	屋 間	E1仮配管工	φ50	2.07	2.07	機械					
	屋 間	E2仮配管工	φ75	2.98	2.98	機械					
φ100施工 L=32.09m	屋 間	A仮配管工	φ75	12.82	12.82	機械	2	—	オ、ク	B	不断水連絡工(Hタイプ) 仮配管用連絡工(Dタイプ) 単独栓設置工 仮設不断水止水栓設置工 離脱防止金具設置工 消火栓室設置・撤去工（離脱防止設置）
	屋 間	B仮配管工	φ75	19.27	19.27	機械					
φ150施工 L=197.05m	屋 間	A仮配管工	φ100	14.05	14.05	機械	2	1	ア	A	不断水連絡工(Hタイプ) 不断水連絡工(Hタイプ) GX形更新連絡管連絡工（Iタイプ) GX形更新連絡管分岐側弁設置工（土工事なし） 単独栓設置工 単独栓設置工 単独栓設置工 仮設不断水止水栓設置工 仮設不断水止水栓設置工 離脱防止金具設置工 離脱防止金具設置工
	屋 間	B仮配管工	φ100	12.91	12.91	機械			イ	E	
	屋 間	D仮配管工	φ100	113.59	113.59	機械			ウ	B	
	屋 間	E仮配管工	φ100	56.50	56.50	機械					



※ 仮配管材料
φ150以上はSGP-VB、φ100以下はSGP-VBまたはSGP-PBとする。
※ 洗浄用ドレーンは適宜設置すること。
※ ストップバルブは適所に設置する。

仮配管連絡材料タイプ別集計表 S=NONE

施 工	箇 所	タイプ	既設管口径	仮配管口径
φ75施工	エ	D	φ75TDP	φ75
	カ	D	φ75GXD	φ75
	キ	H	φ75GXD	φ75
φ100施工	オ	H	φ100TDP	φ75
	ク	D	φ100TDP	φ75
φ150施工	ア	H	φ150TDP	φ100
	イ	I	φ150GXD	φ100
	ウ	H	φ150TDP	φ100

仮配管施工図（参考）									
工 事 名	松戸市総台7丁目62番地先 配水管整備工事								
図 面 名	仮配管延長集計表 仮配管連絡材料タイプ別集計表								
図 面 枚	10 葉 中 1	縮 尺	NONE						
完 成 区 画 記 号	年 月 日	工事番号	水市8・9第7号						
整理番号	C - 4		千葉県企業局						
所 長	次 長		課 長		設 計		製 図		
	次 長		課 長		監 督		製 図		

仮配管平面図(1/2) S=1:500

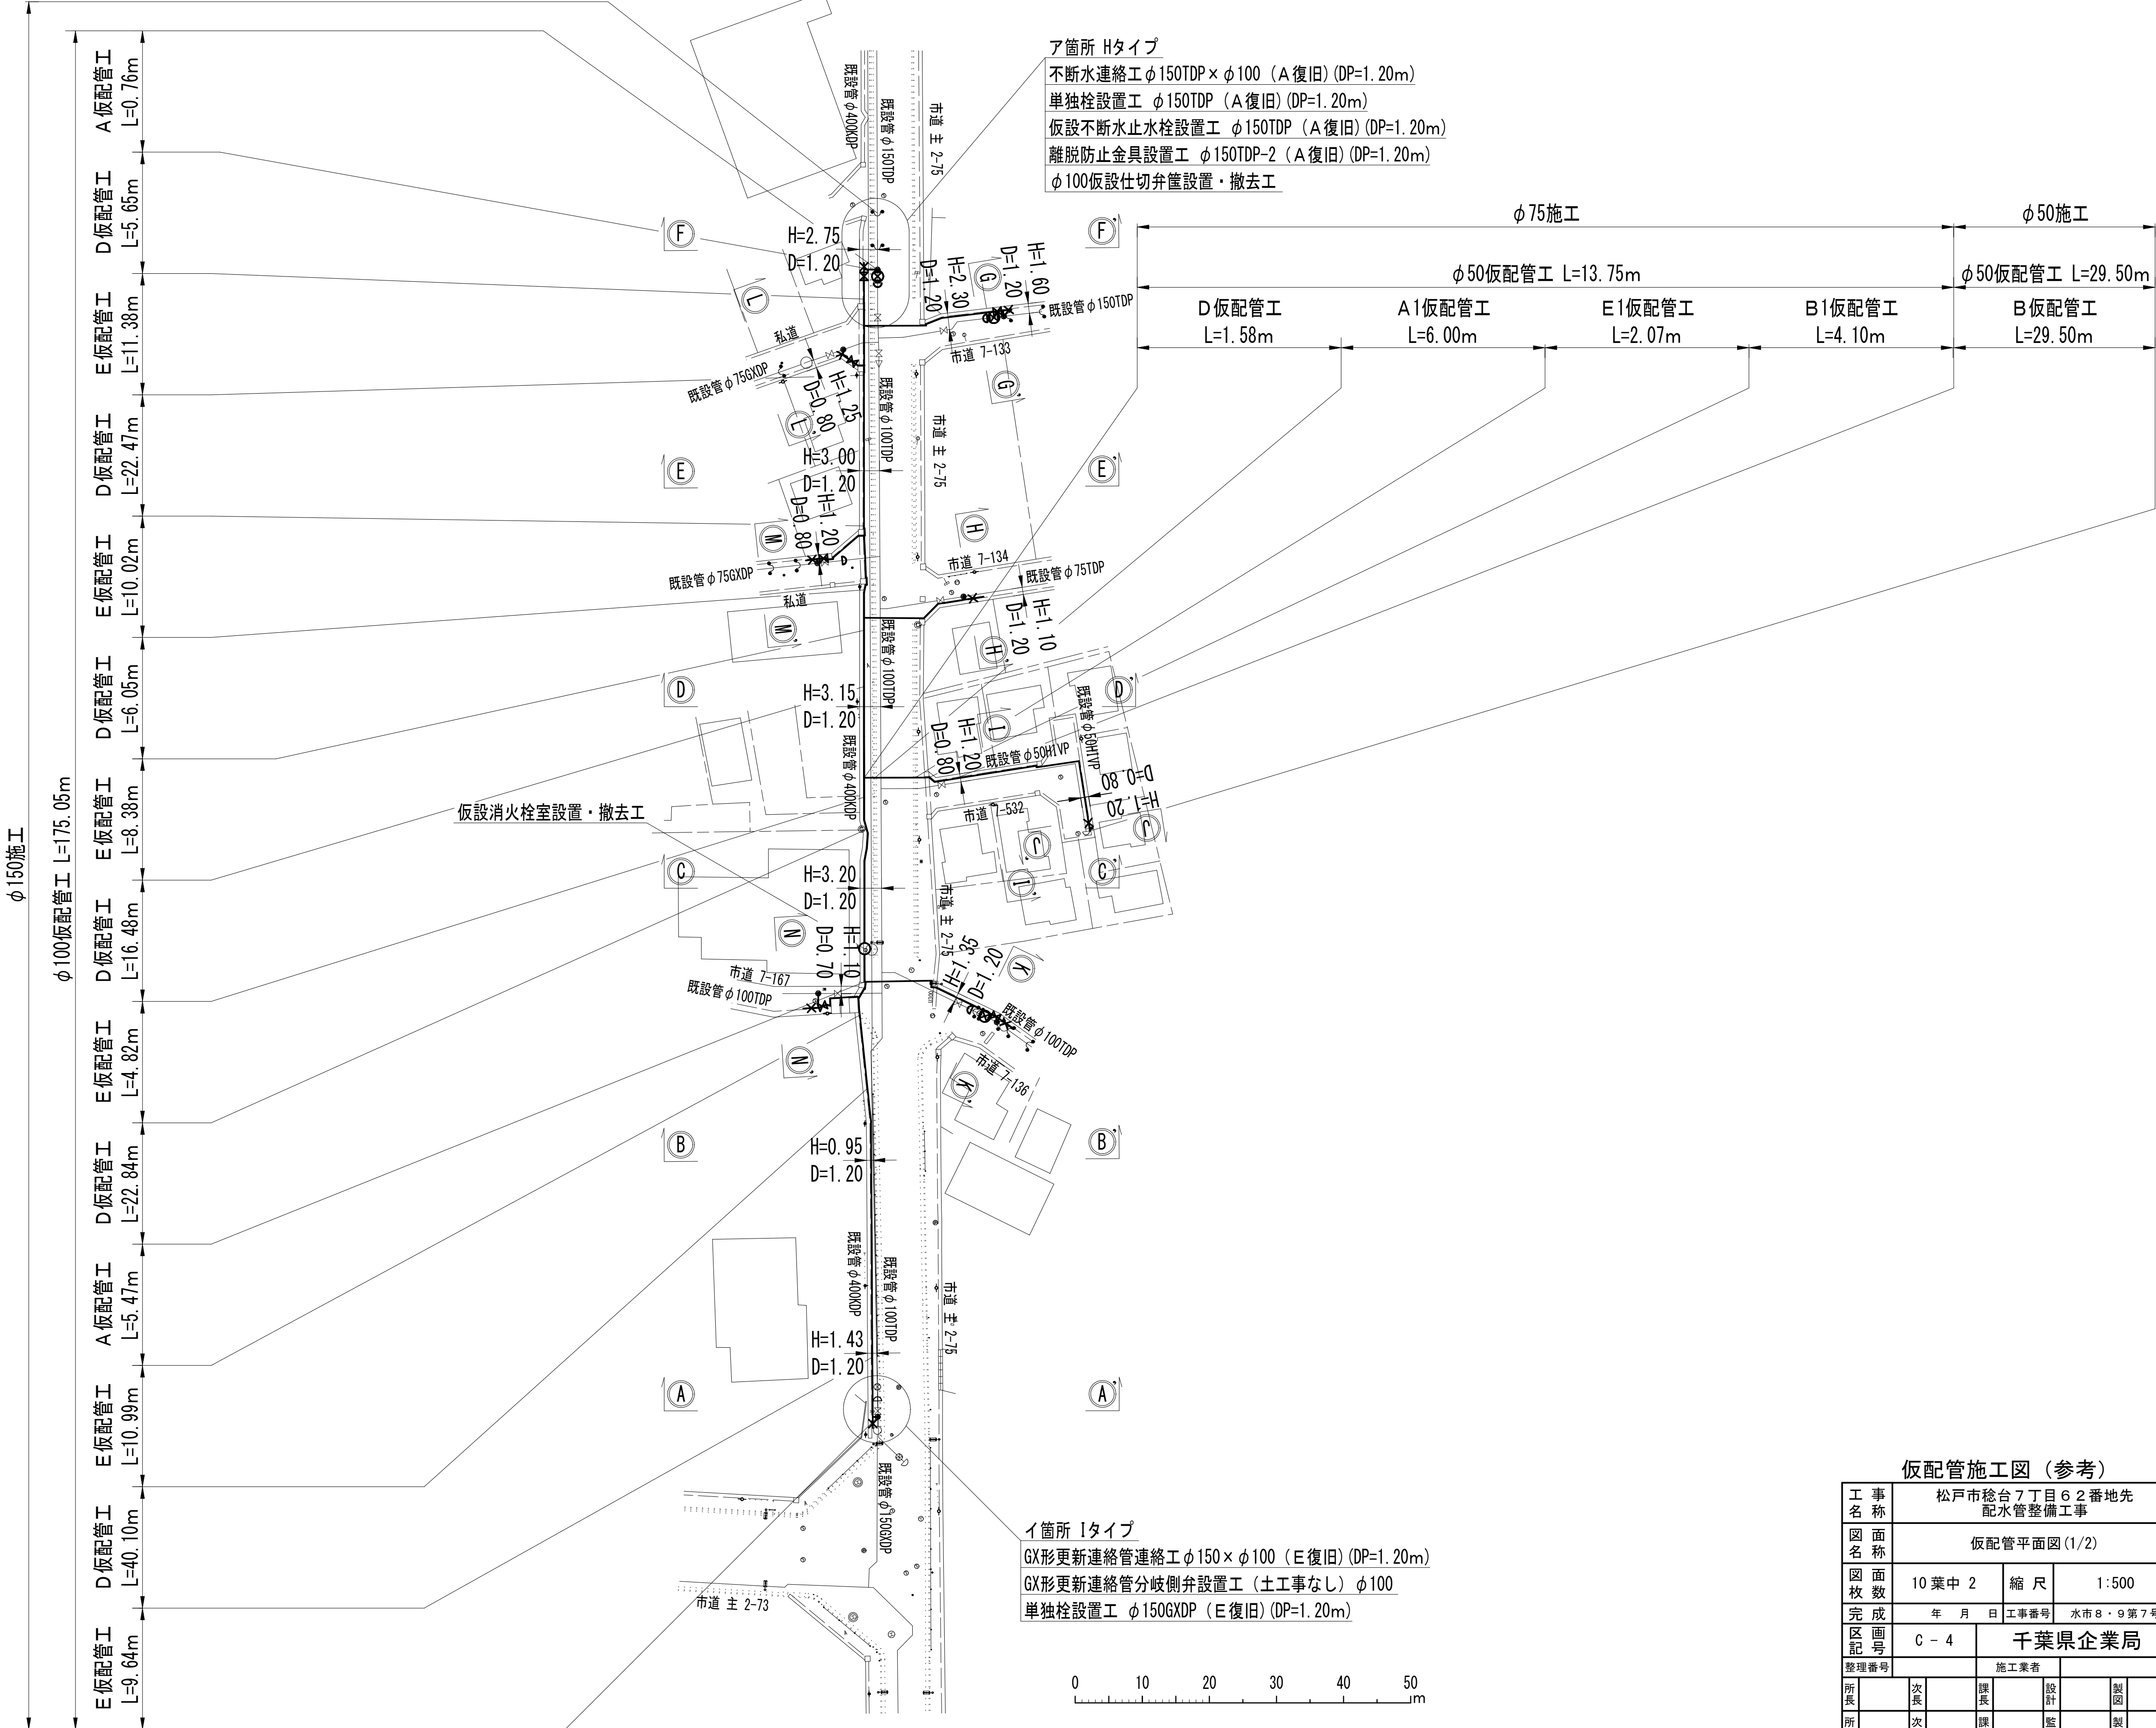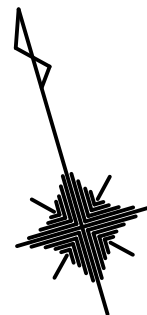



ア箇所 Hタイプ
不断水連絡工 φ150TDP×φ100 (A 復旧) (DP=1.20m)
単独栓設置工 φ150TDP (A 復旧) (DP=1.20m)
仮設不断水止水栓設置工 φ150TDP (A 復旧) (DP=1.20m)
離脱防止金具設置工 φ150TDP-2 (A 復旧) (DP=1.20m)
φ100仮設仕切弁設置・撤去工

イ箇所 Iタイプ
GX形更新連絡管連絡工 φ150×φ100 (E 復旧) (DP=1.20m)
GX形更新連絡管分岐側弁設置工 (土工事なし) φ100
単独栓設置工 φ150GXD (E 復旧) (DP=1.20m)

仮配管施工図 (参考)

工 事 名	松戸市糺台7丁目62番地先 配水管整備工事				
図 面 名	仮配管平面図(1/2)				
図 面 数	10 葉中 2	縮 尺	1:500		
完 成	年 月 日	工事番号	水市8・9第7号		
区 画 記 号	C - 4		千葉県企業局		
整理番号			施工業者		
所長	次長	課長	設計	製図	
所長	次長	課長	監督	製図	







仮配管平面図 (2/2) S=1:500

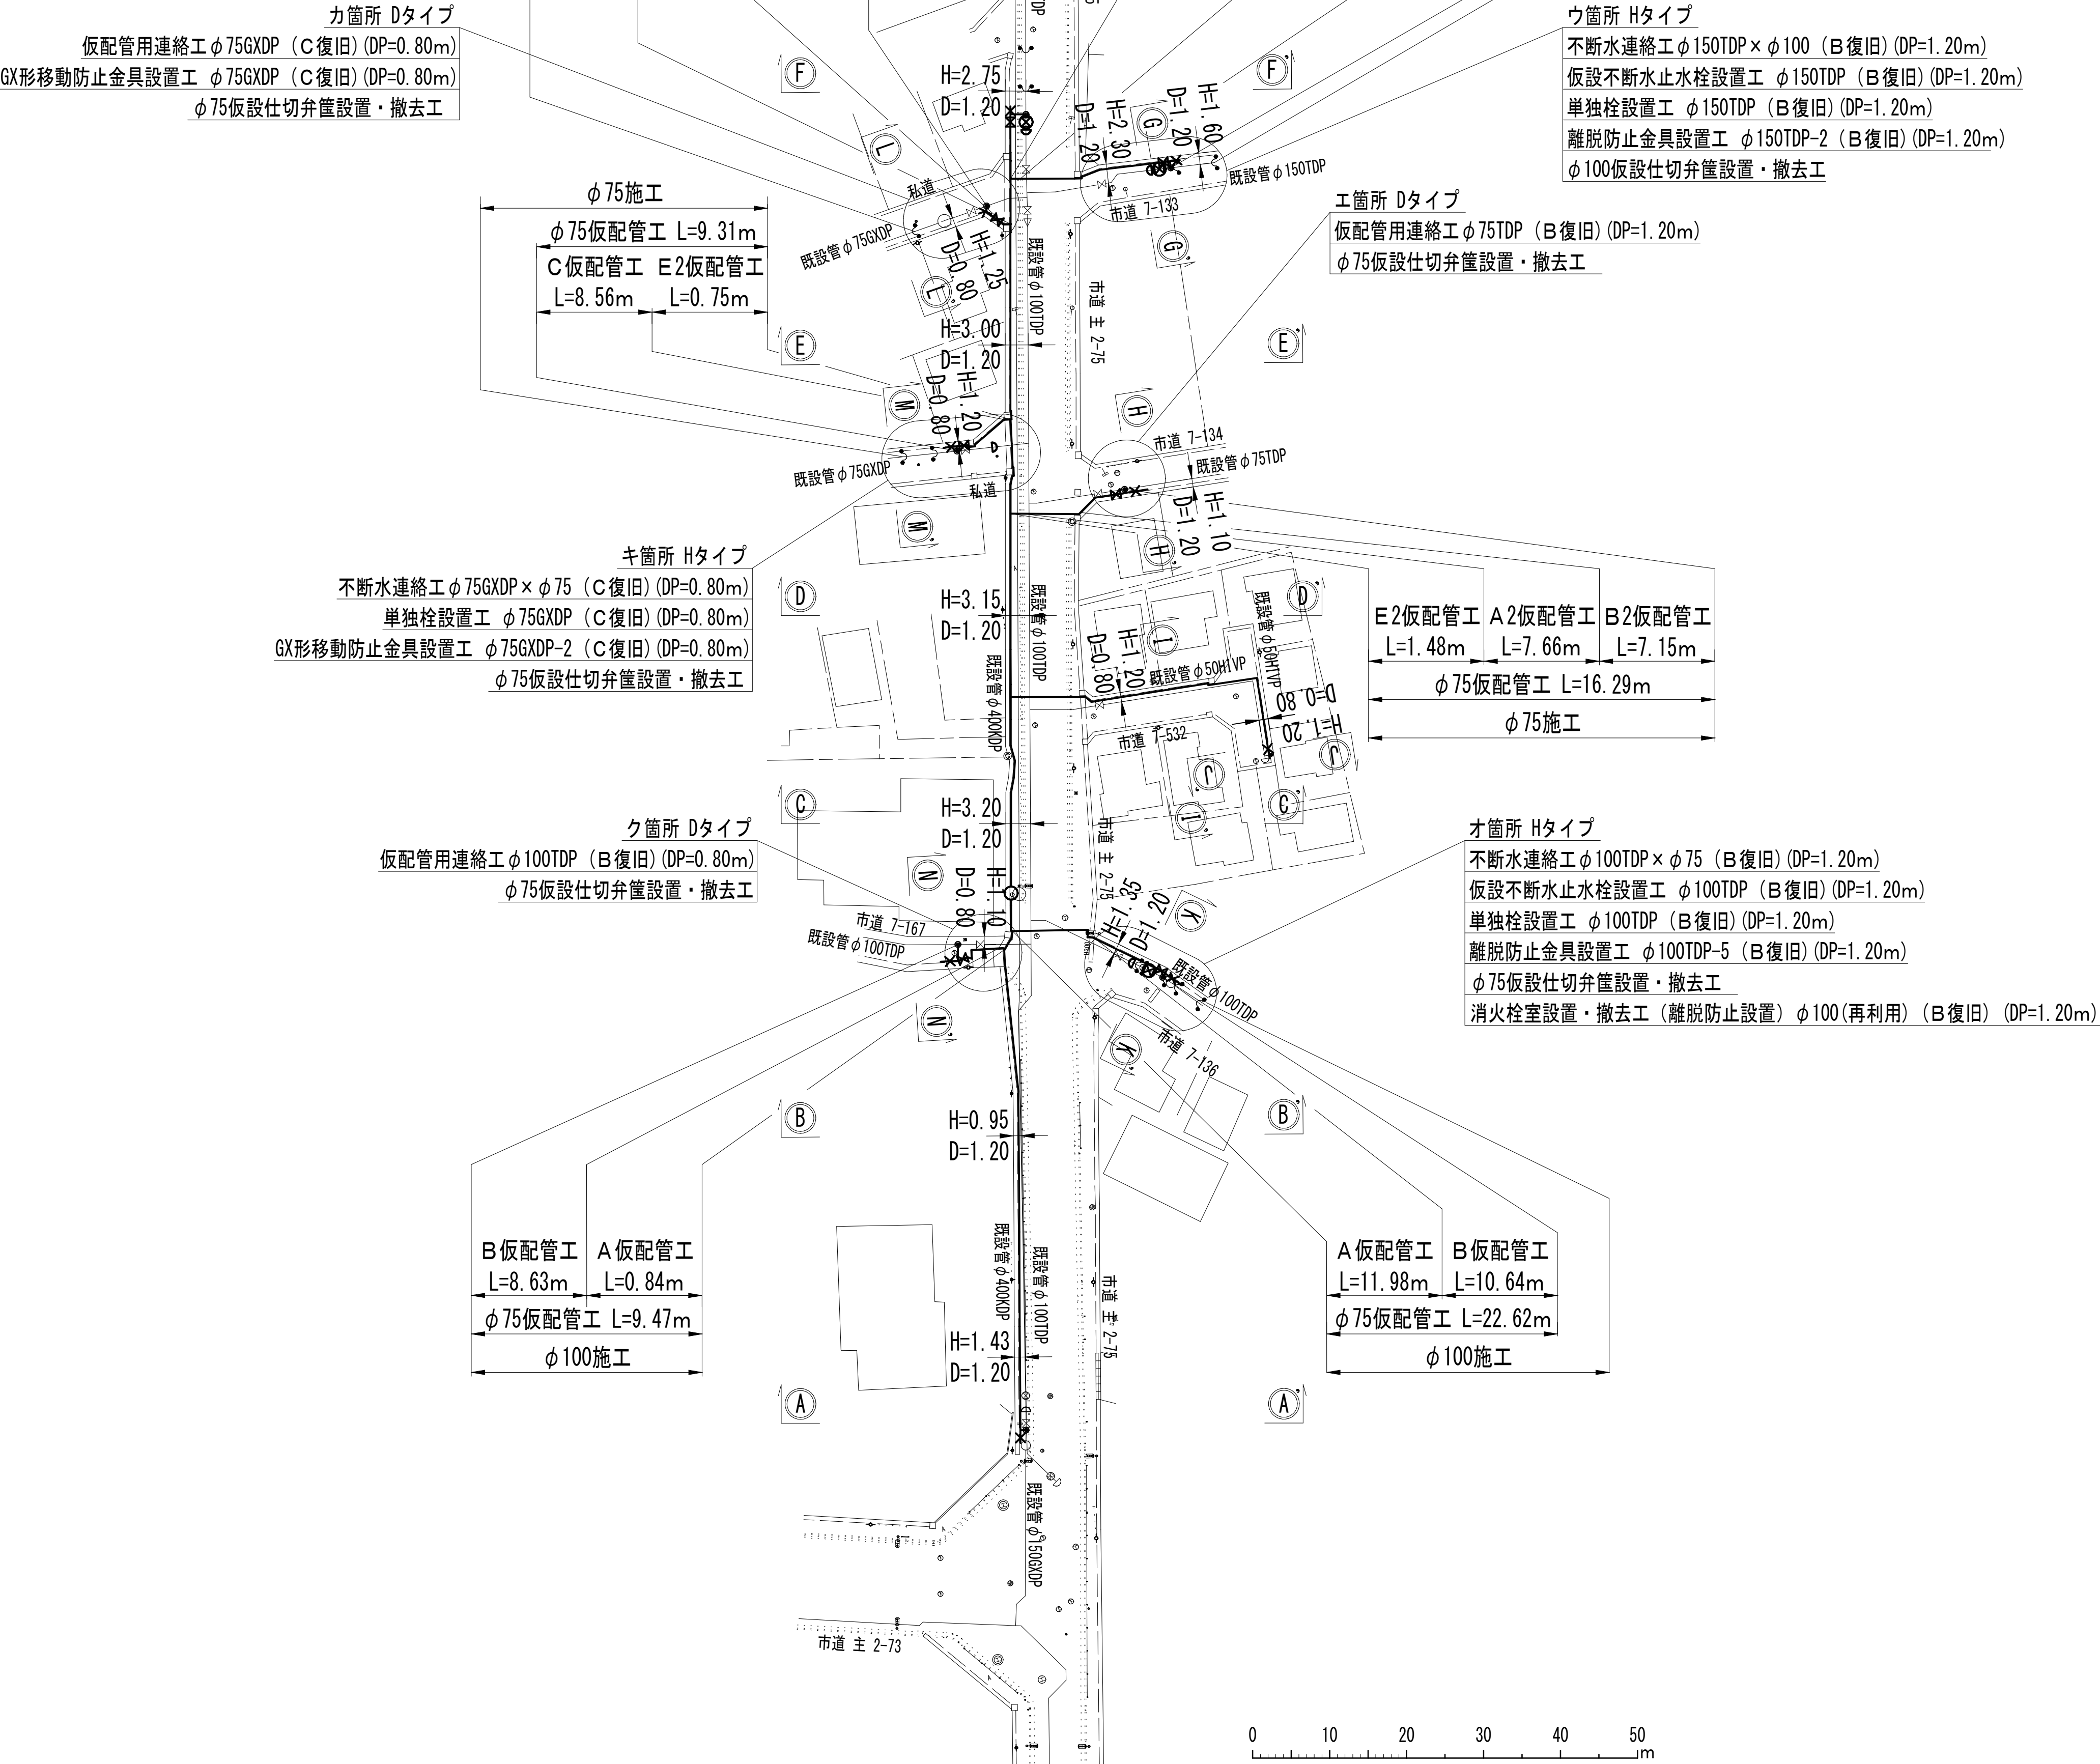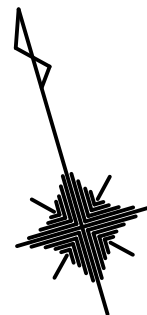

仮配管施工図 (参考)

工 事 名	松戸市糞台 7 丁目 6 2 番地先 配水管整備工事				
図 面 名	仮配管平面図 (2/2)				
図 面 枚 数	10 葉 中 3	縮 尺	1:500		
完 成 日	年 月 日	工事番号	水市 8・9 第 7 号		
区 画 記 号	C - 4		千葉県企業局		
整理番号			施工業者		
所 長	次 長	課 長	設 計	製 図	
所 長	次 長	課 長	監 督	製 図	


仮配管横断面図(1/2) S=1:50

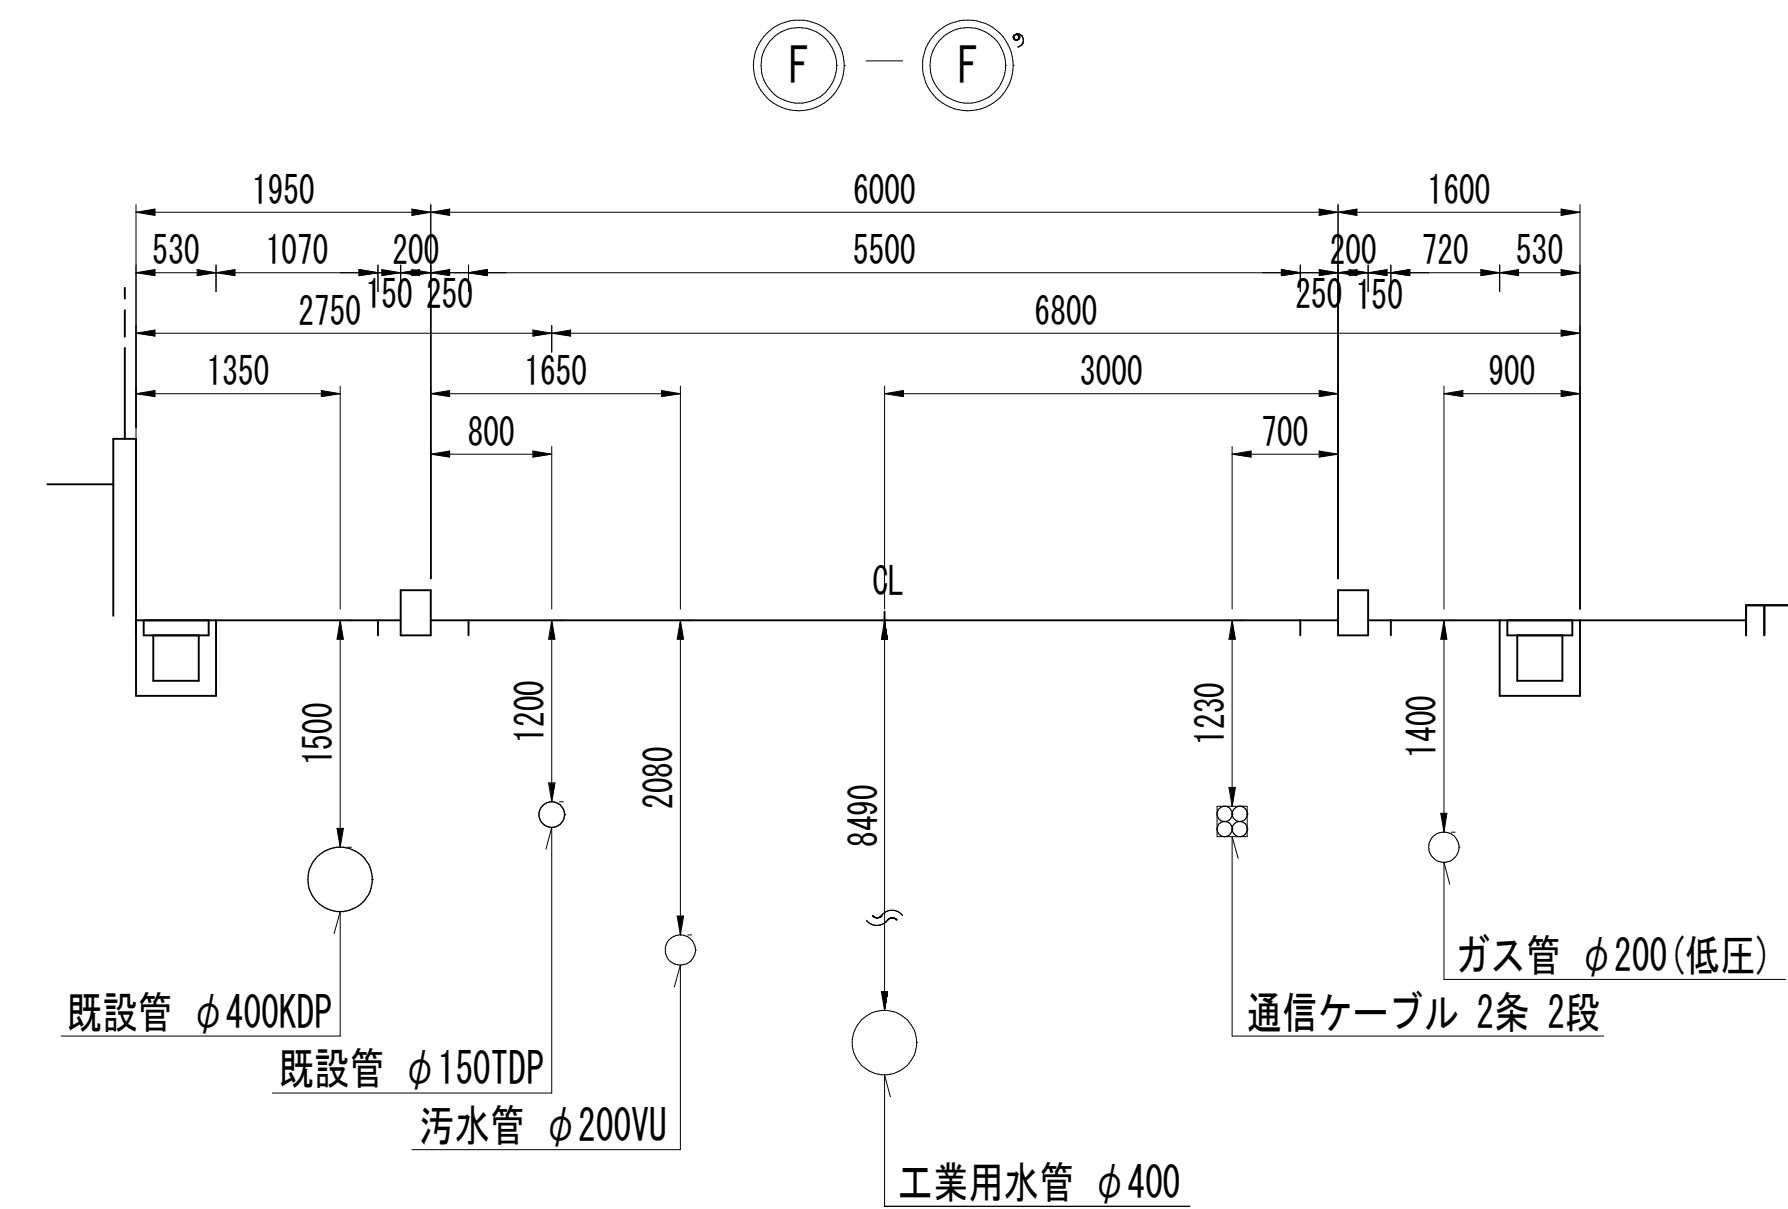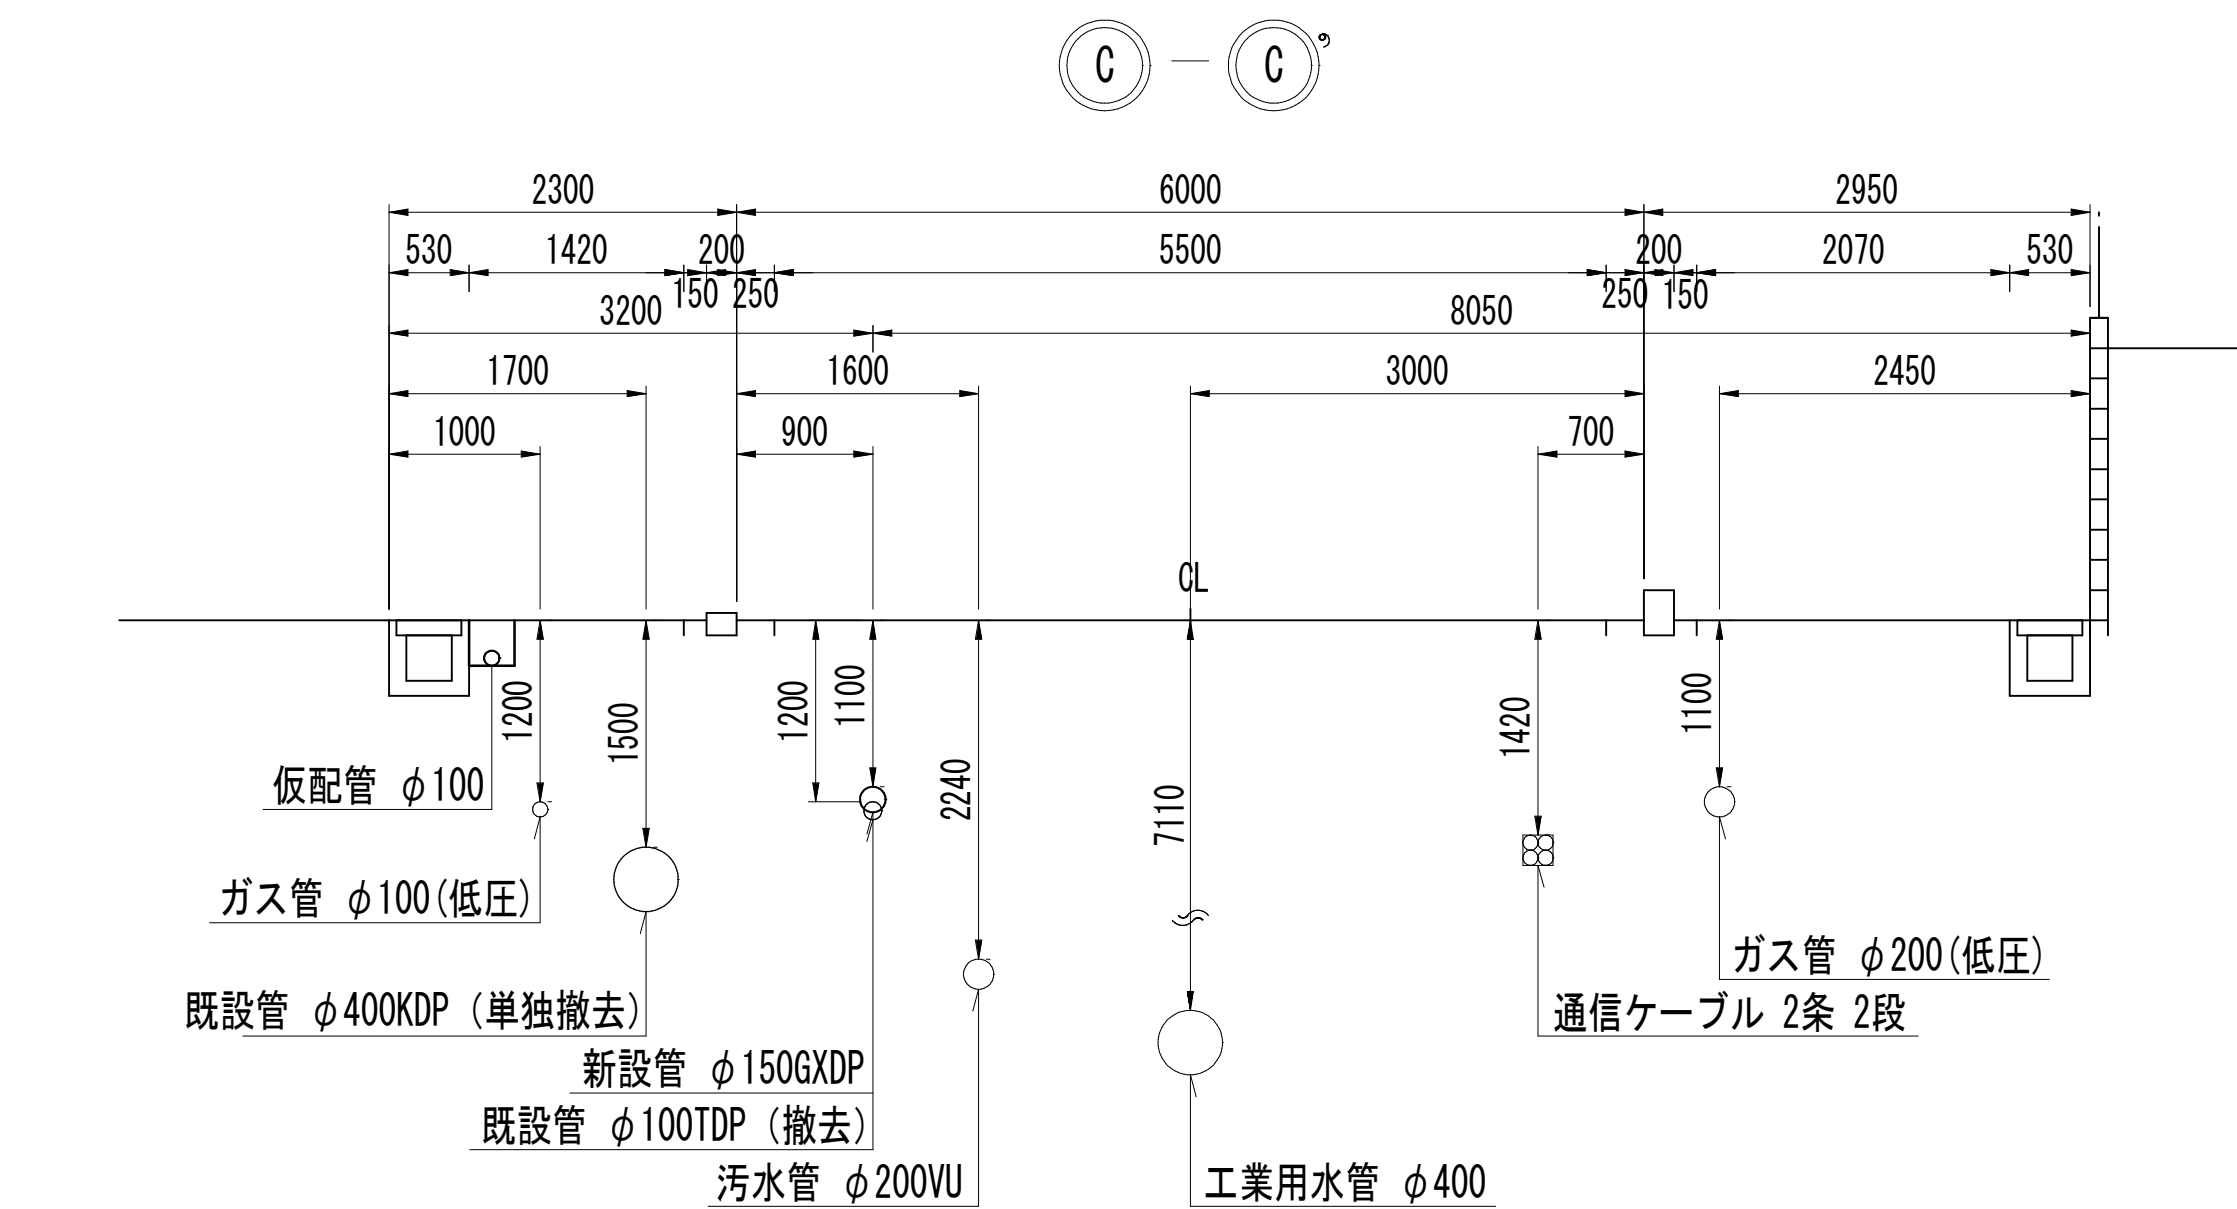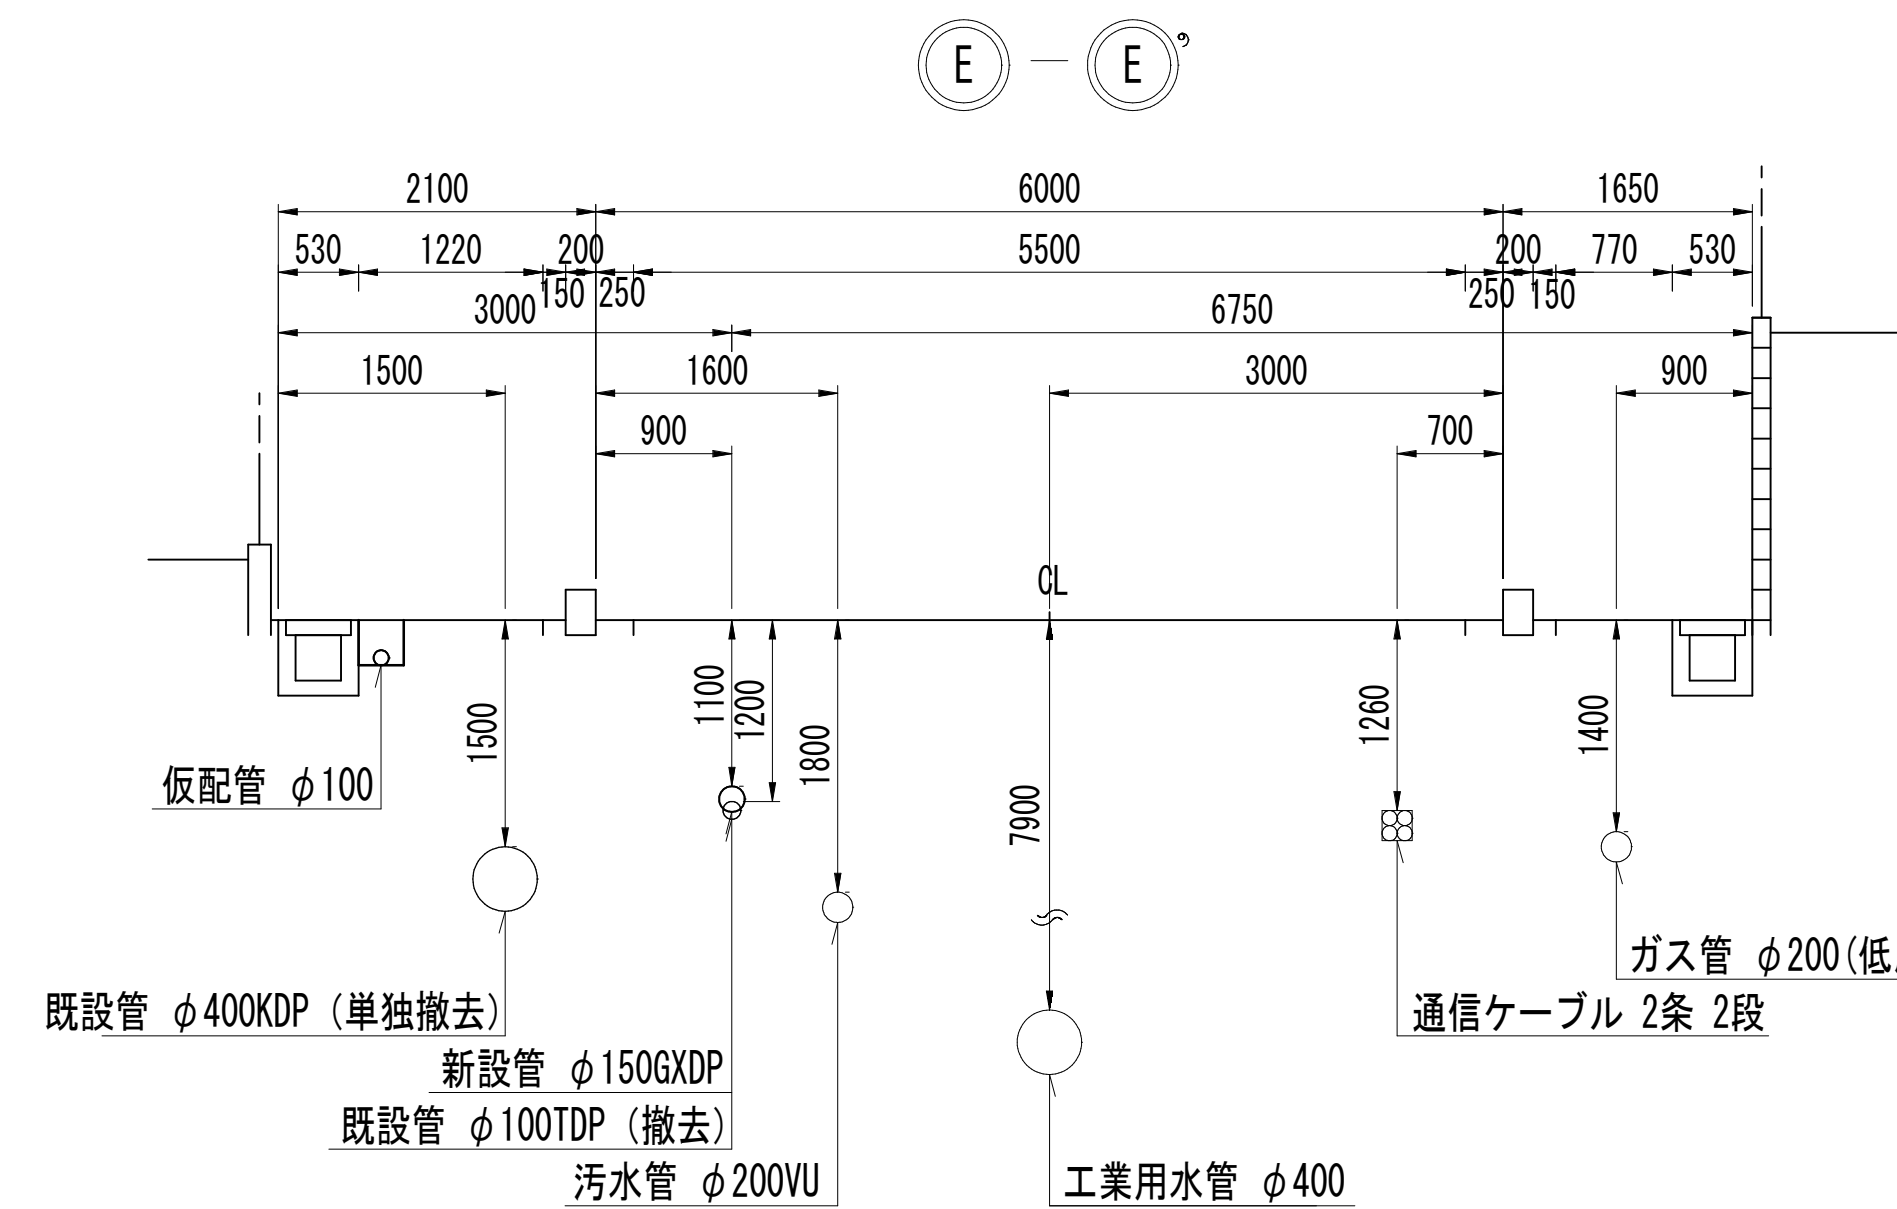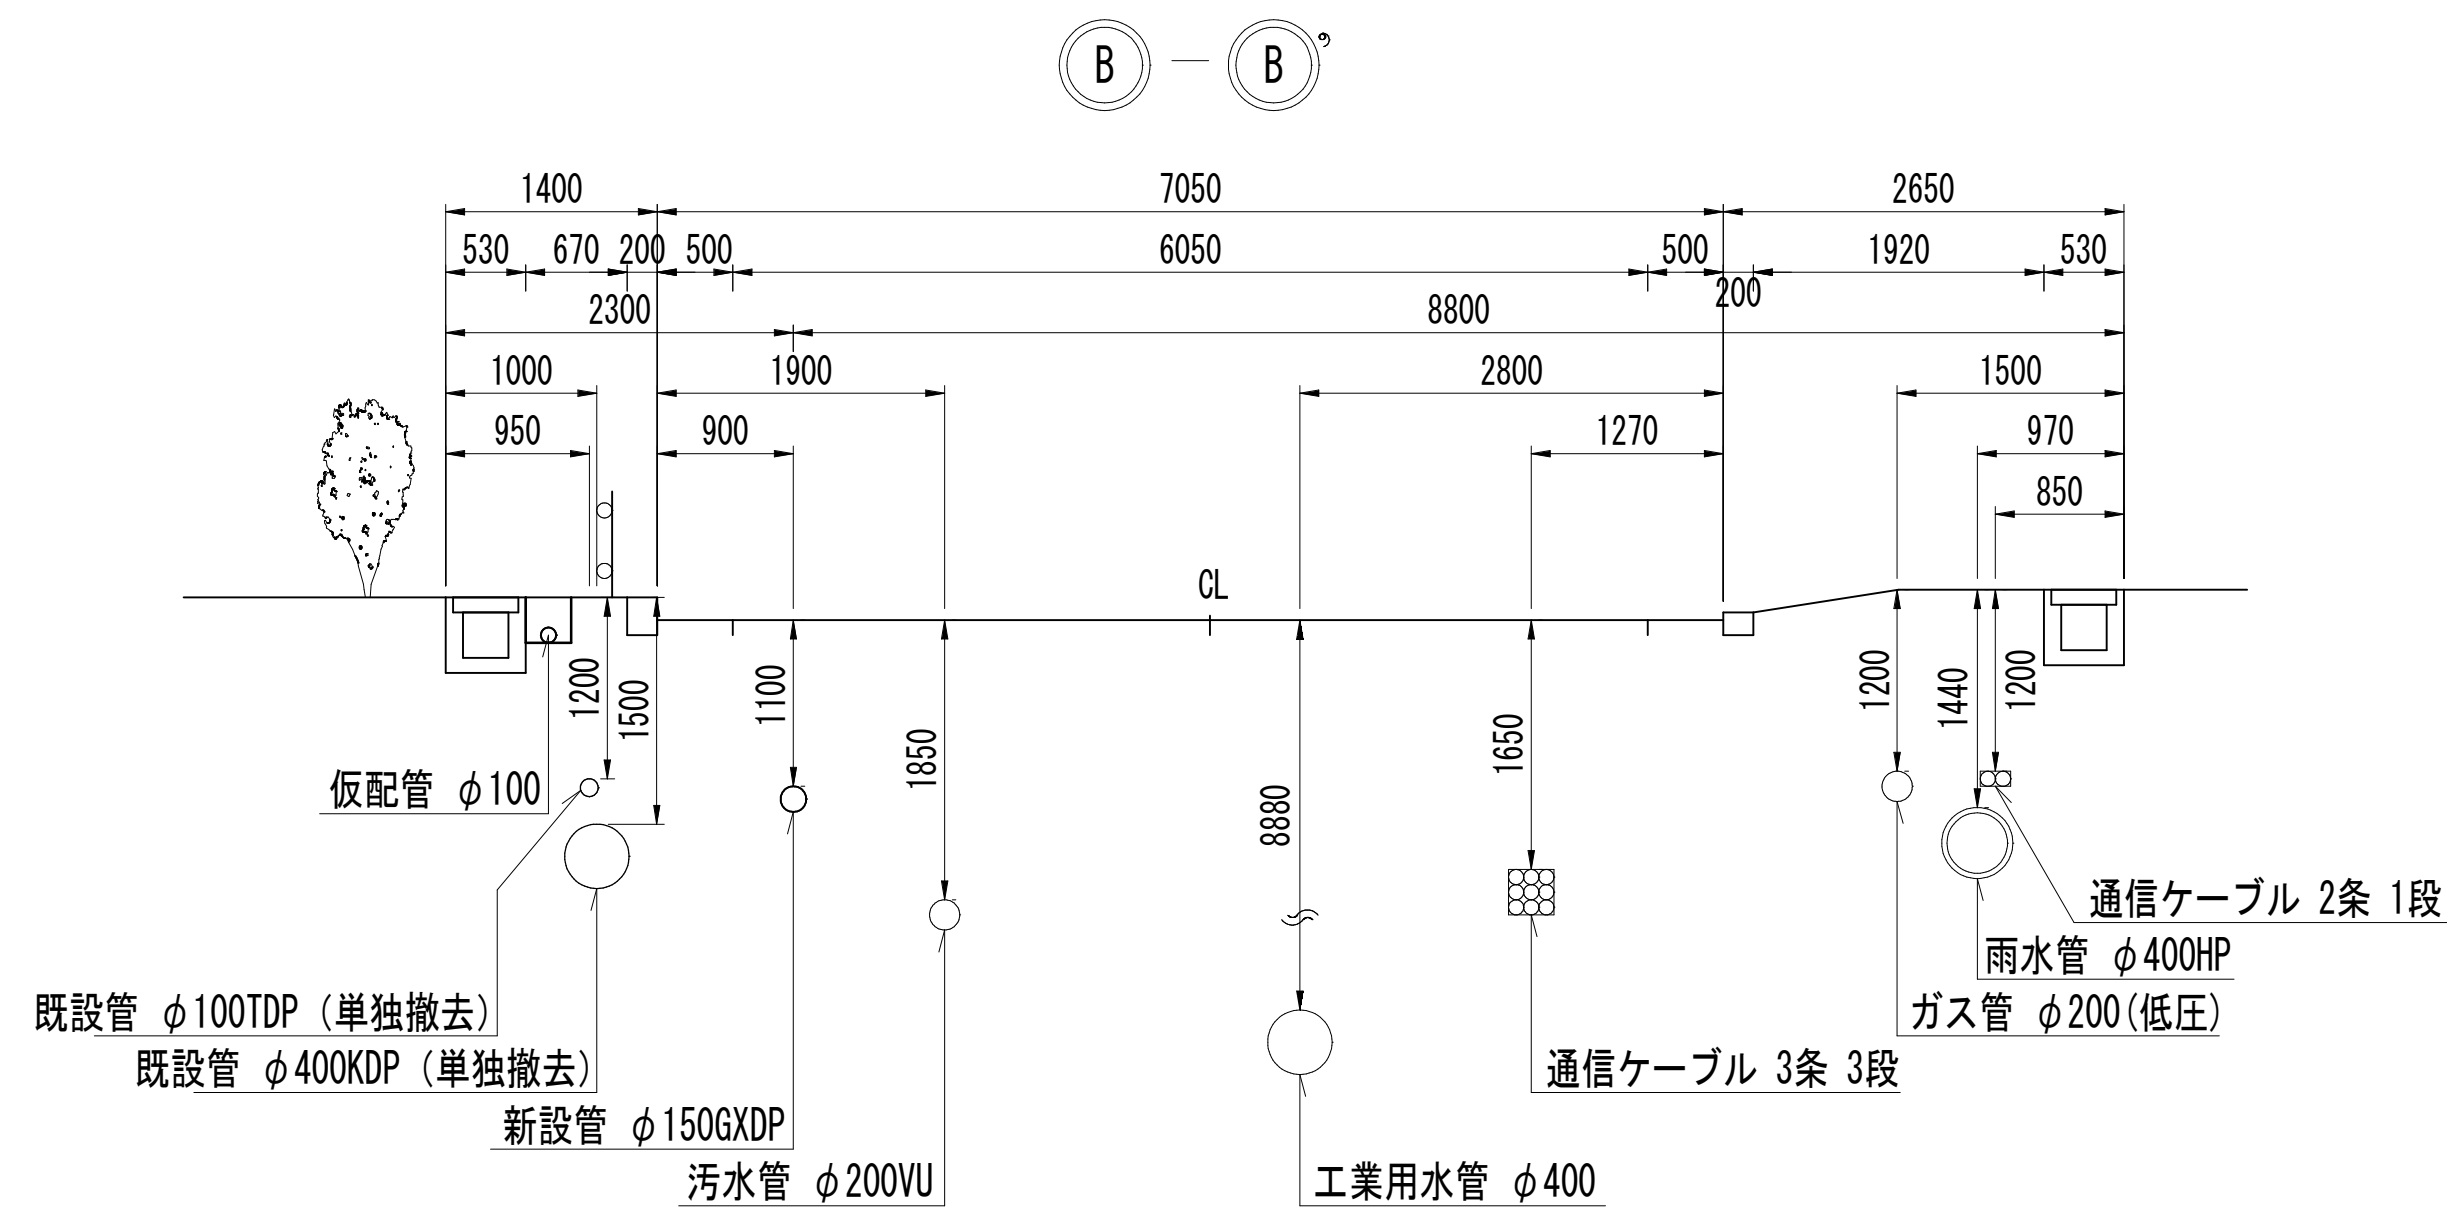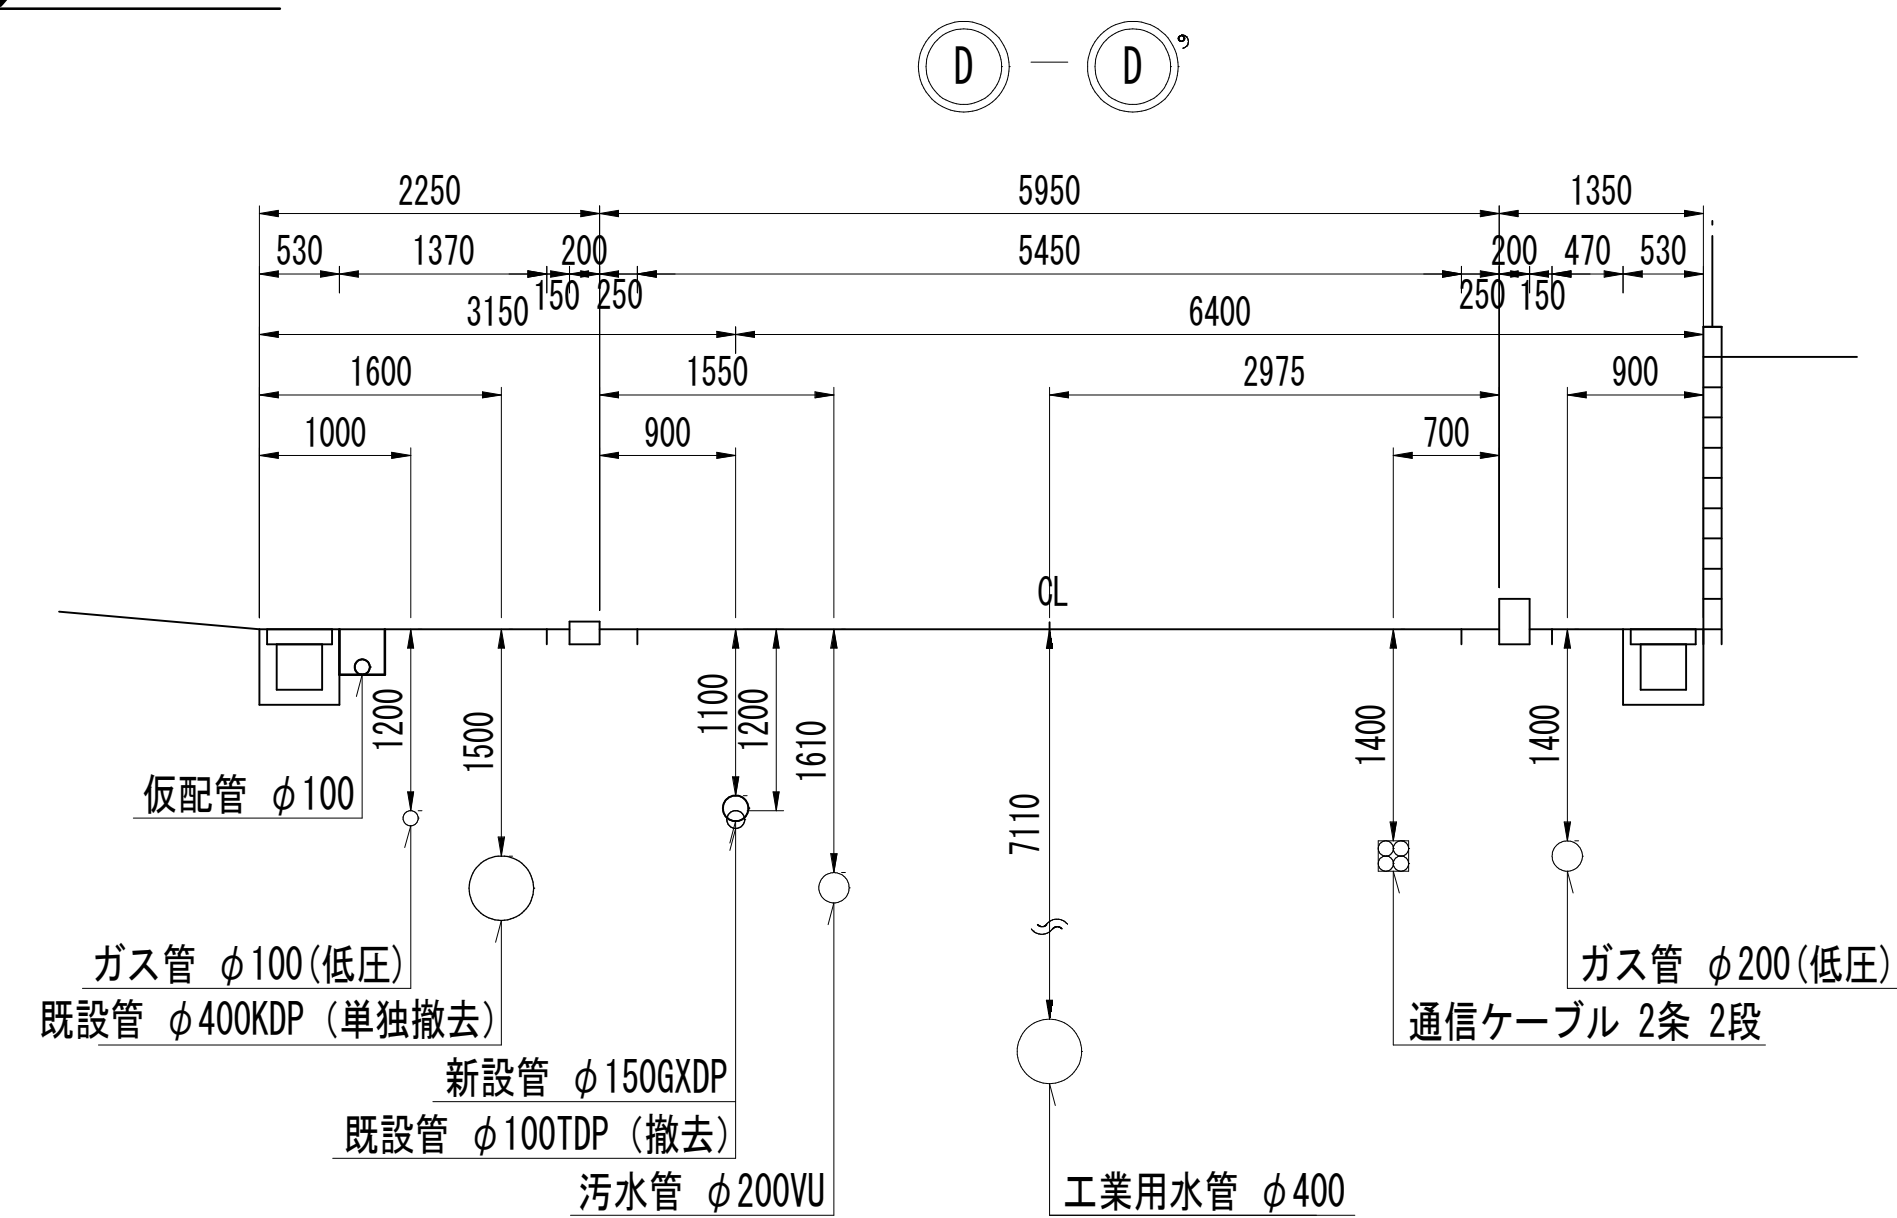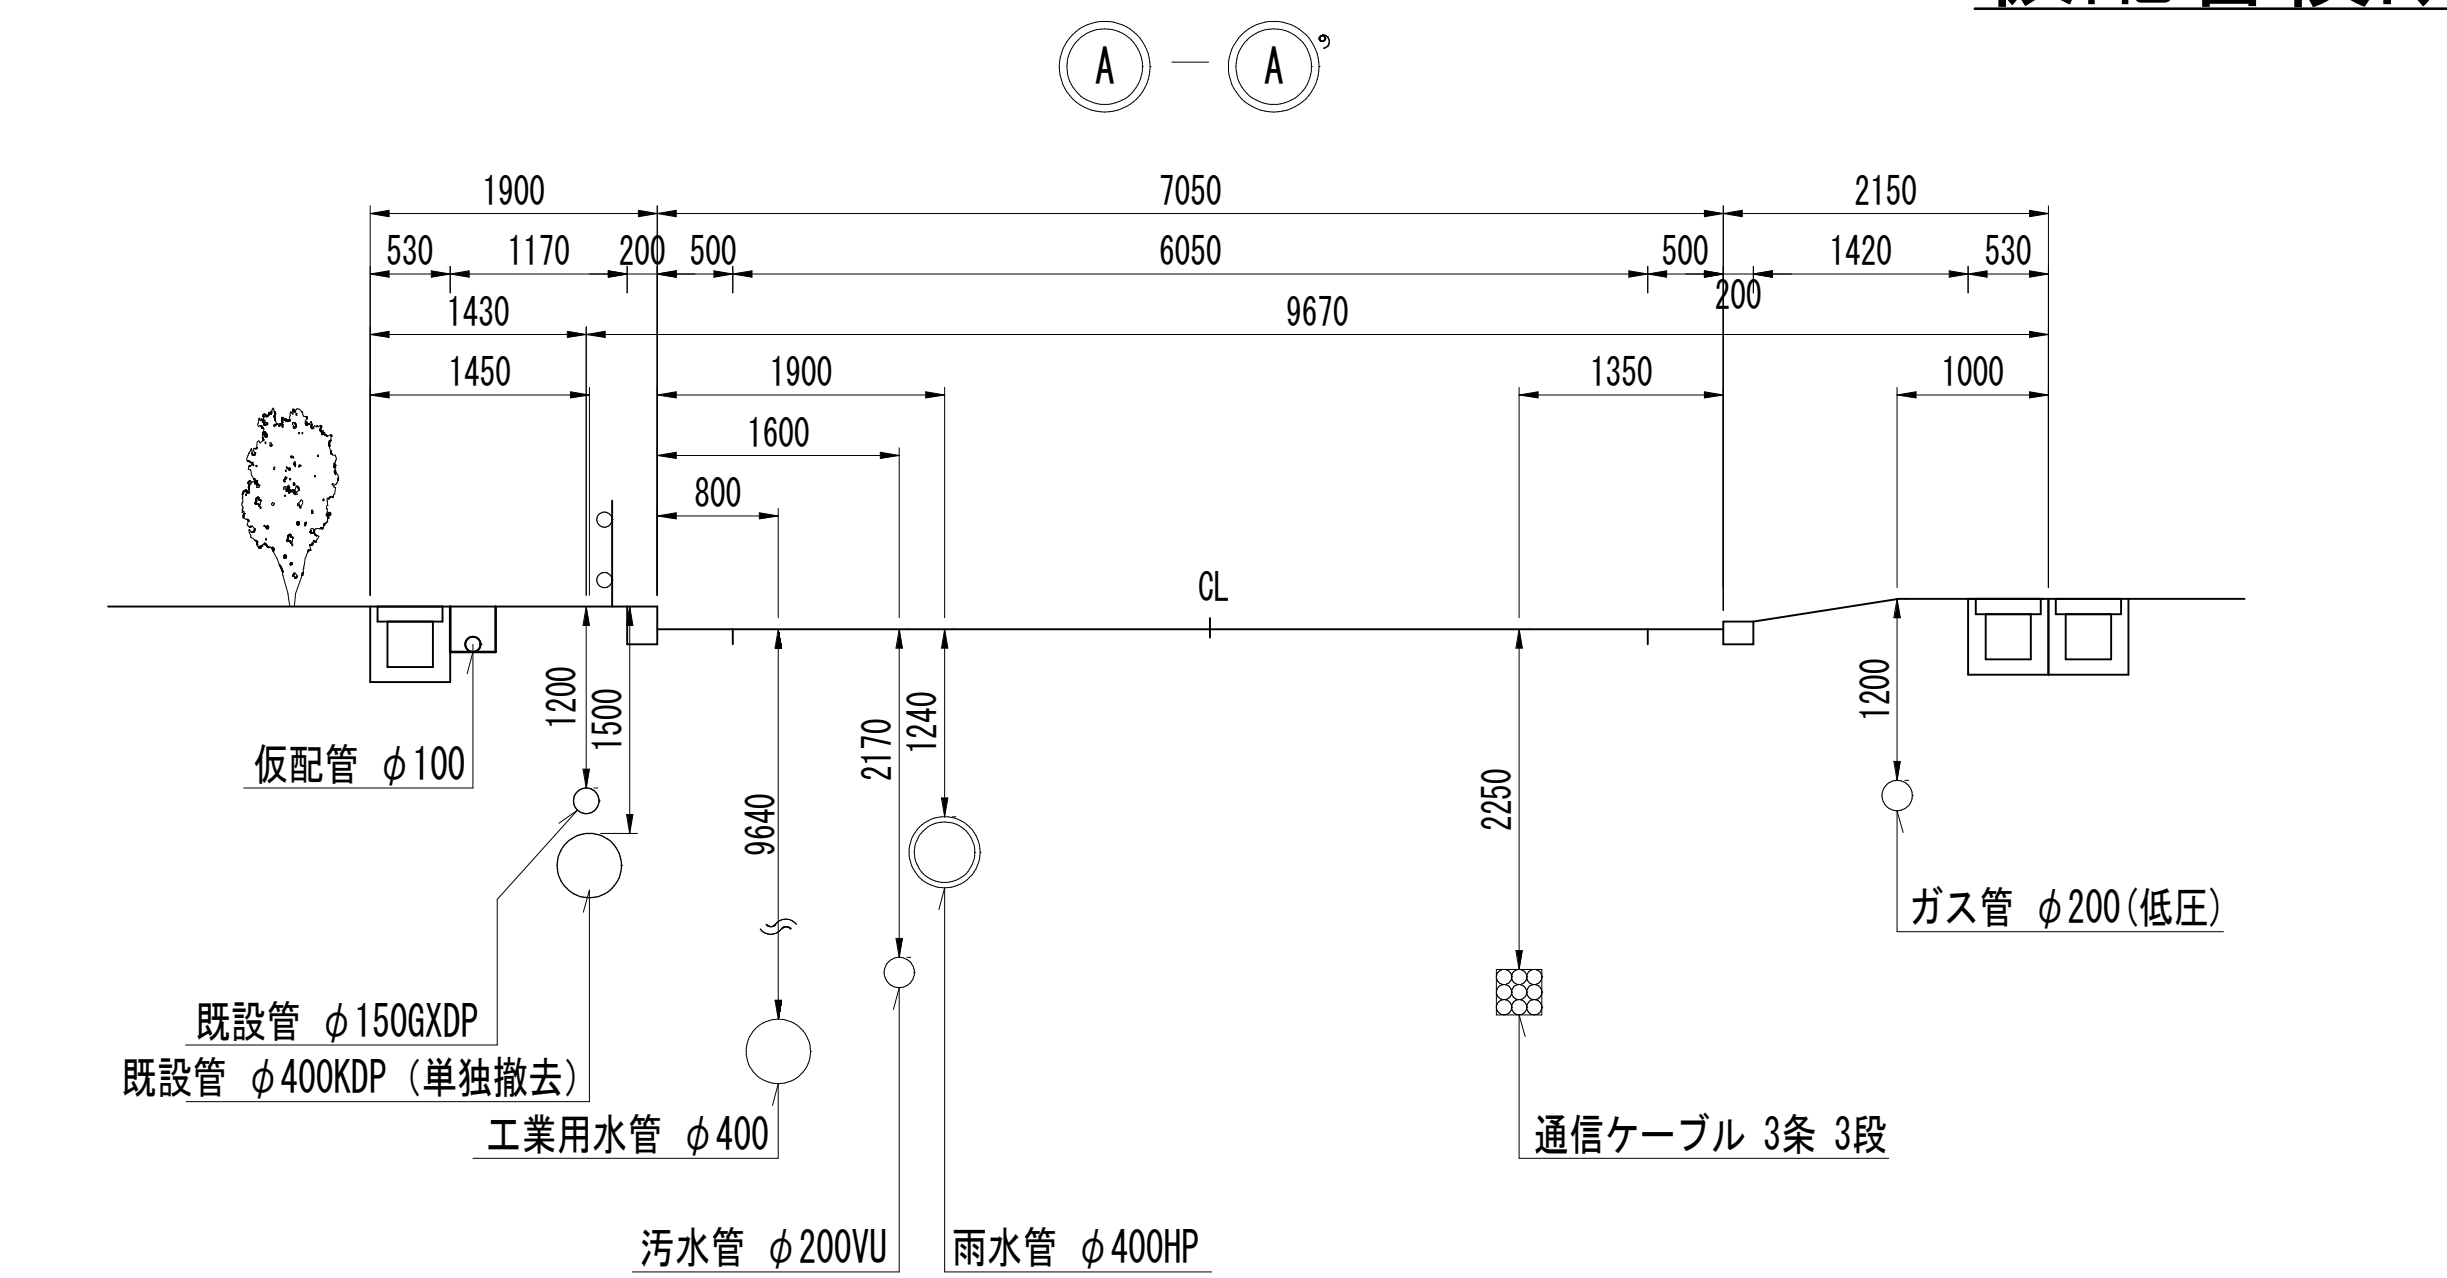

仮配管施工図(参考)

工 事 名	松戸市糺台7丁目62番地先 配水管整備工事		
図 面 名	仮配管横断面図(1/2)		
図 面 数	10 葉中 4	縮 尺	1:50
完 成 日	年 月 日	工事番号	水市8・9第7号
区 画 記 号	C - 4 千葉県企業局		
整理番号	施工業者		
所 長	次 長	課 長	設 計
所 長	次 長	課 長	監 督
			製 図
			製 図


仮配管横断面図(2/2) S=1:50

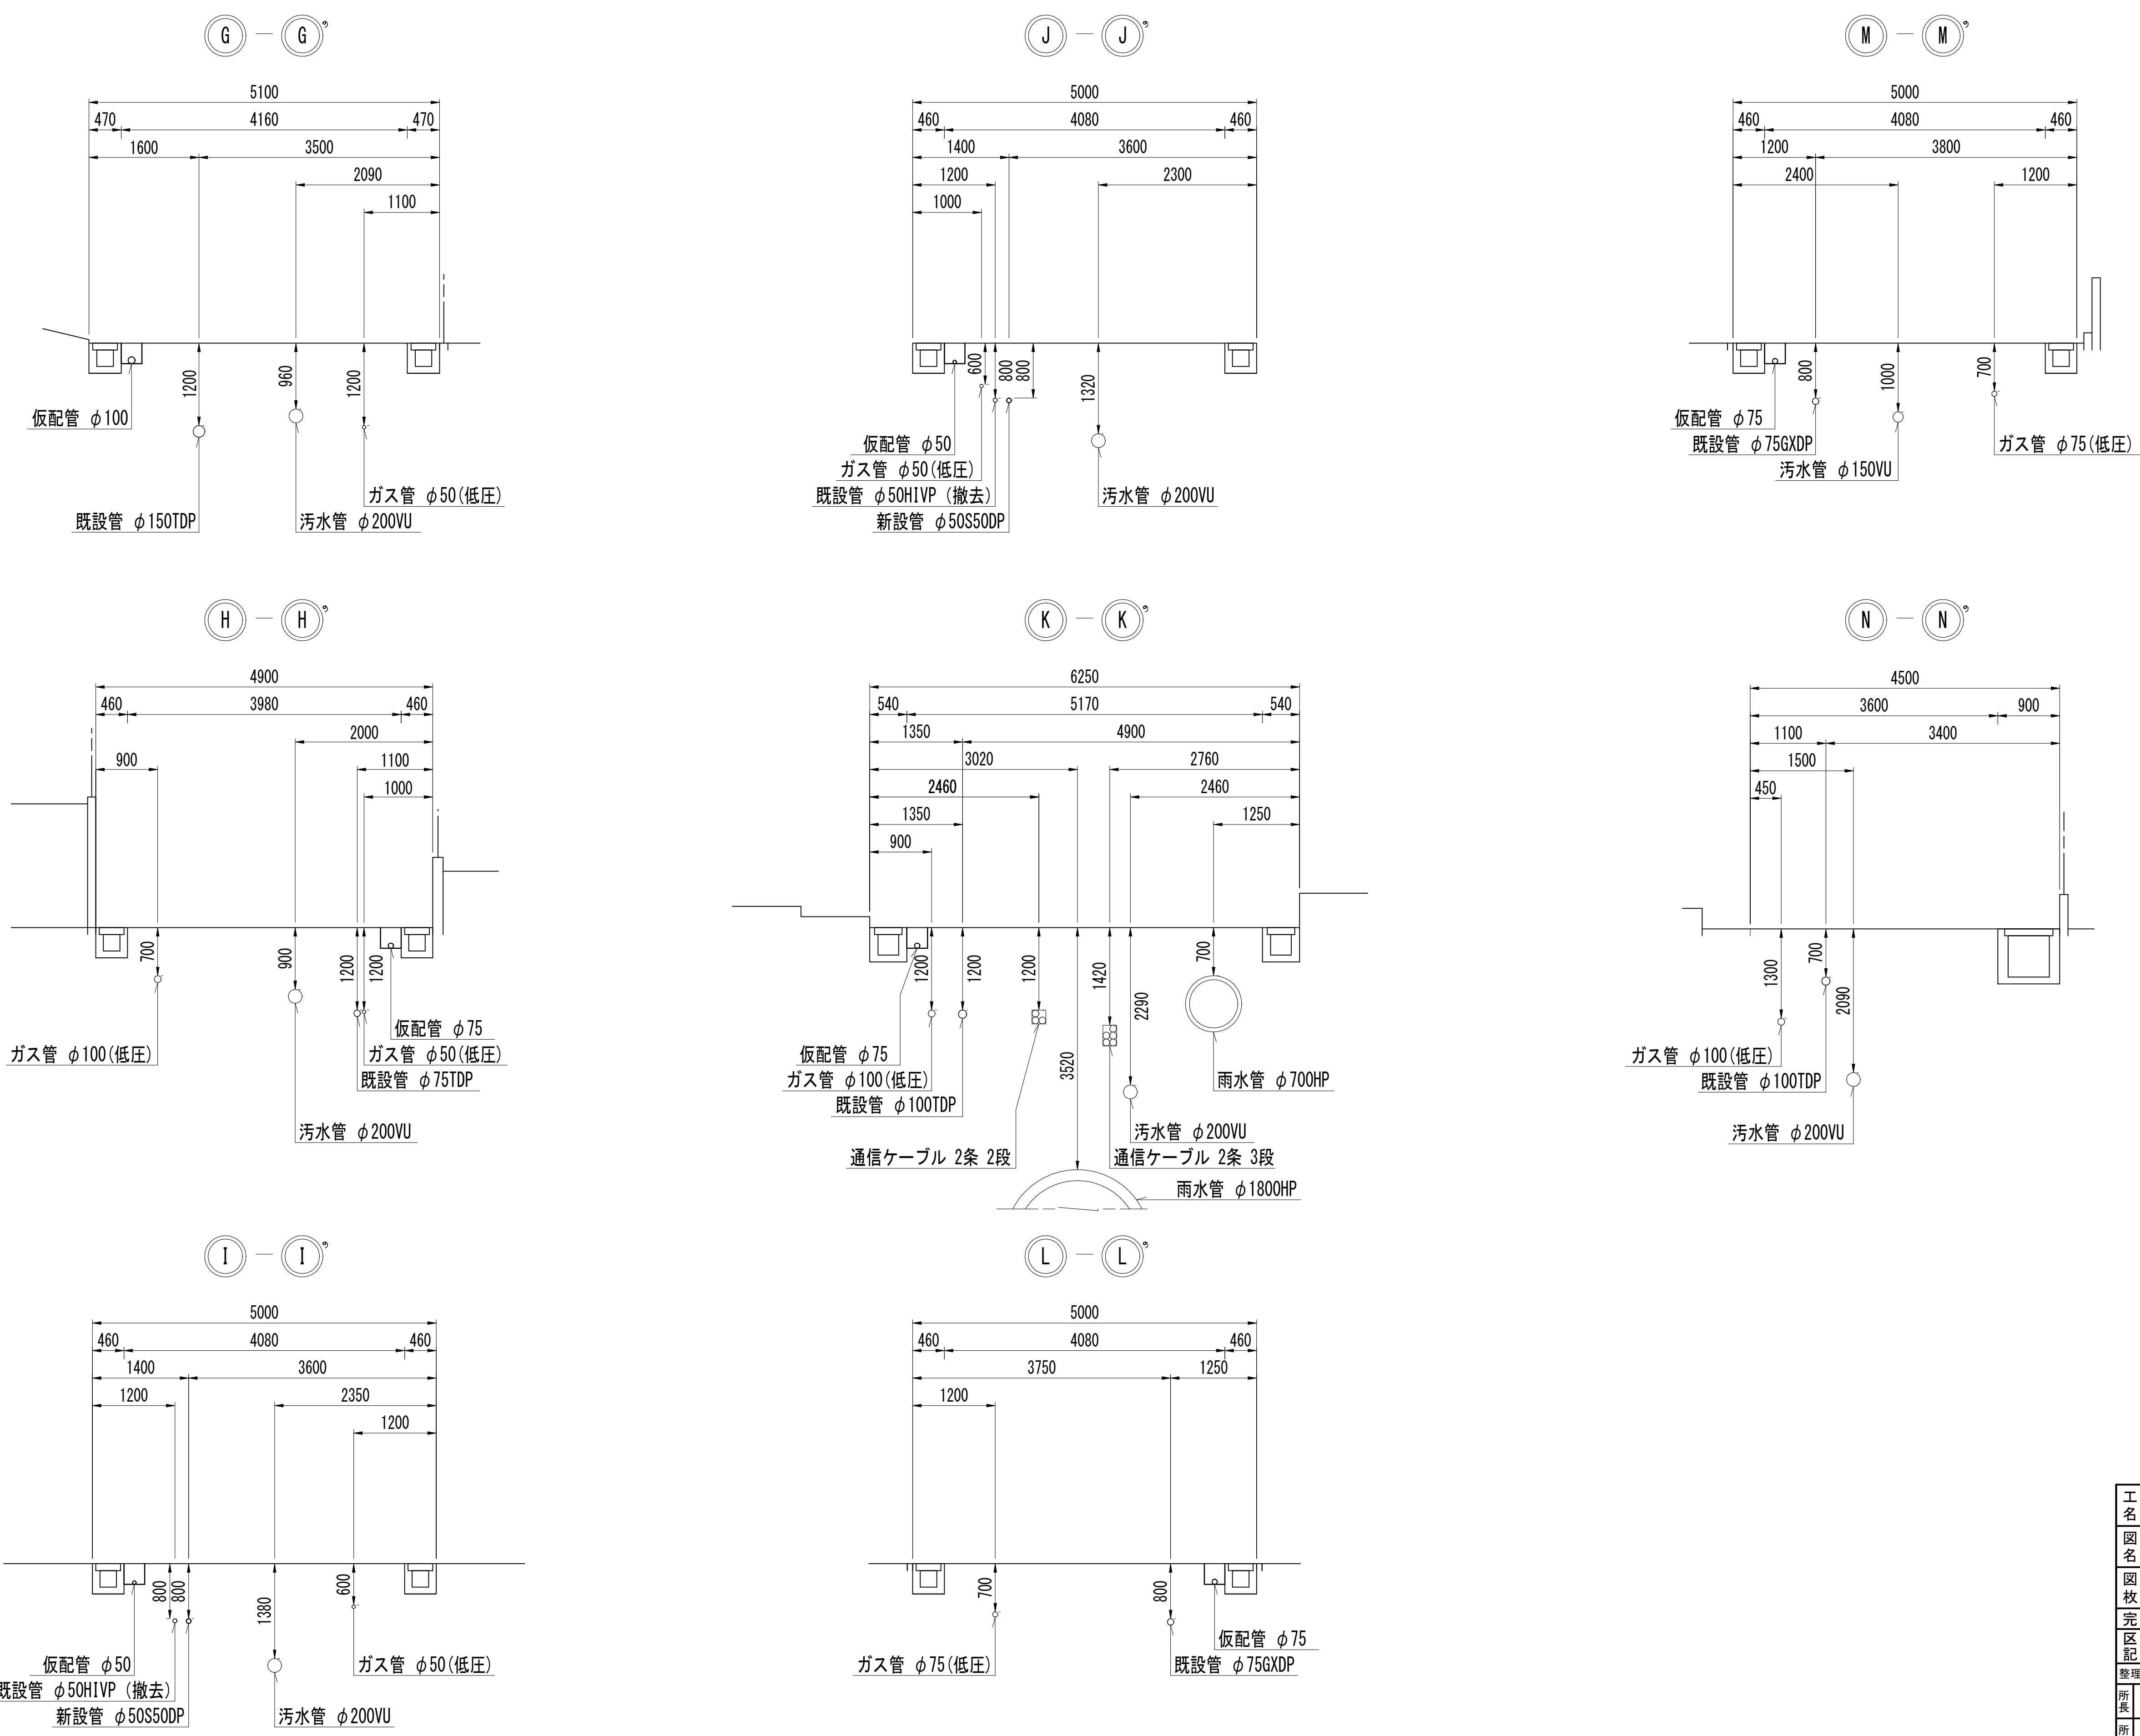


仮配管施工図（参考）					
工 事 名	松戸市糺台7丁目62番地先 配水管整備工事				
図 面 名	仮配管横断面図(2/2)				
図 面 枚	10 葉 中 5	縮 尺	1:50		
完 成	年 月 日	工事番号	水市8・9第7号		
区 画 記 号	C - 4		千葉県企業局		
整理番号			施工業者		
所長	次長		課長	設計	製図
所長	次長		課長	監督	製図

仮配管埋設図 S=1:20


A 仮配管工
(松戸市一般 交通区分：N5)

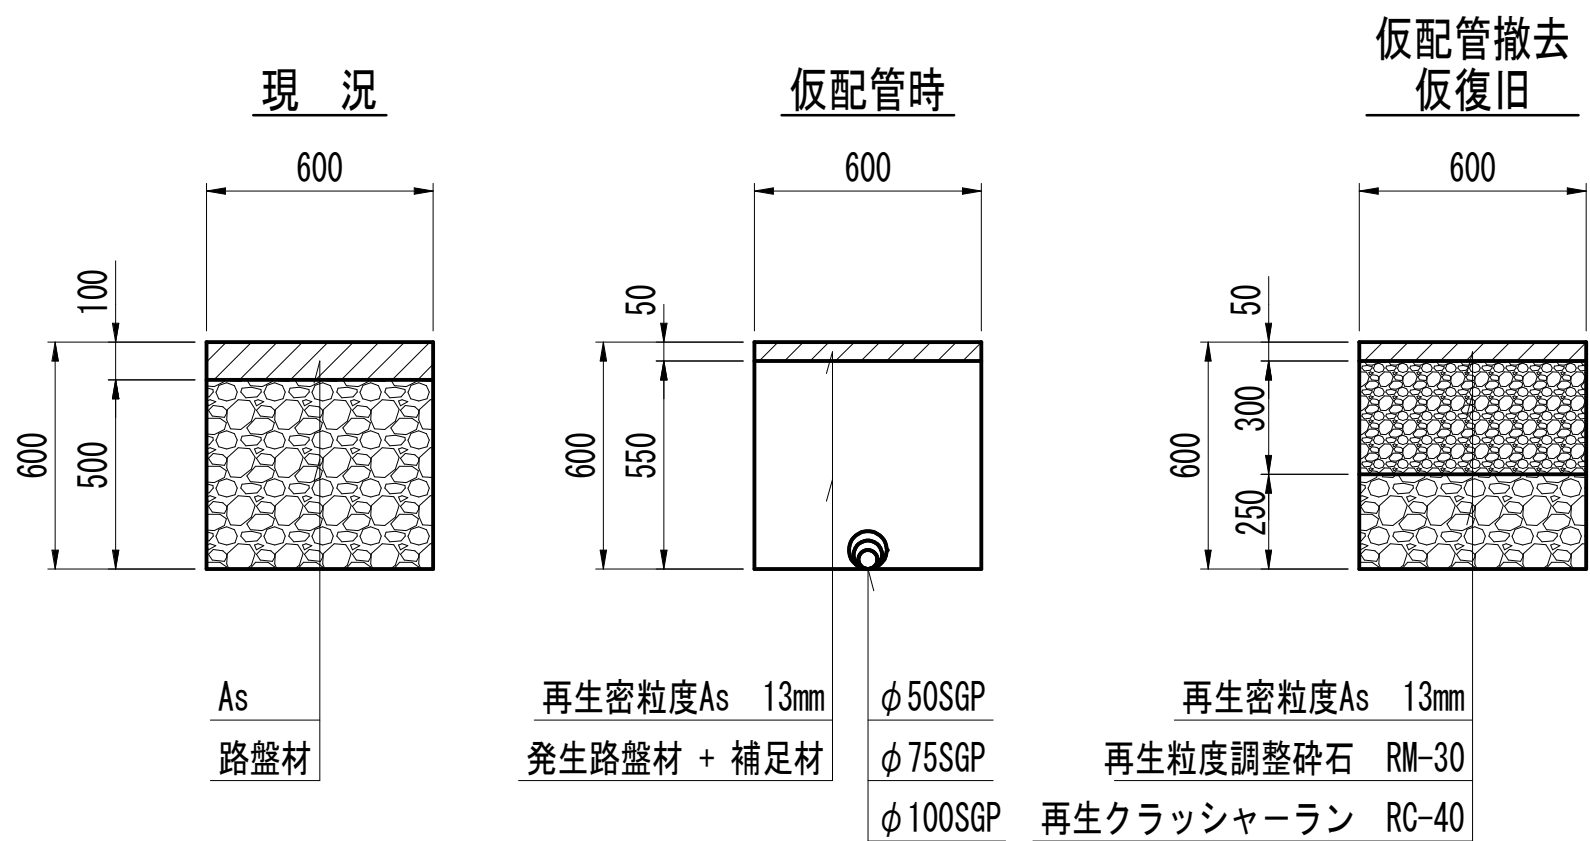


D 仮配管工
(松戸市普通歩道一般)

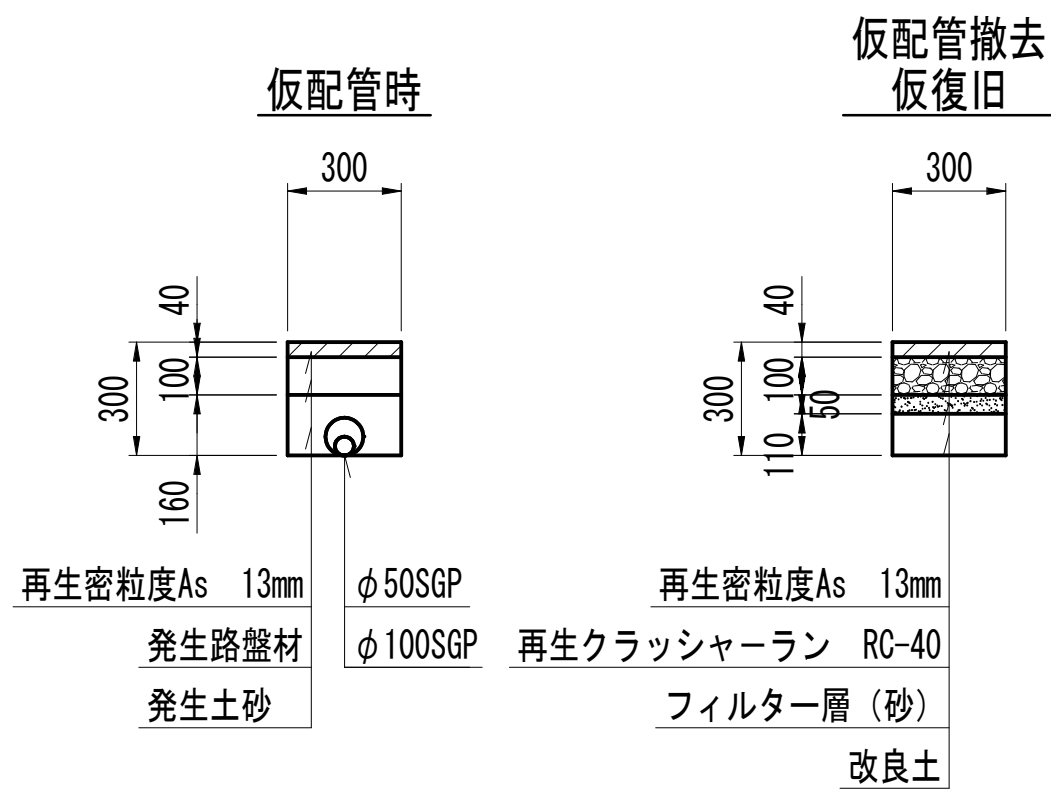


B 仮配管工
(松戸市一般 交通区分：N3)

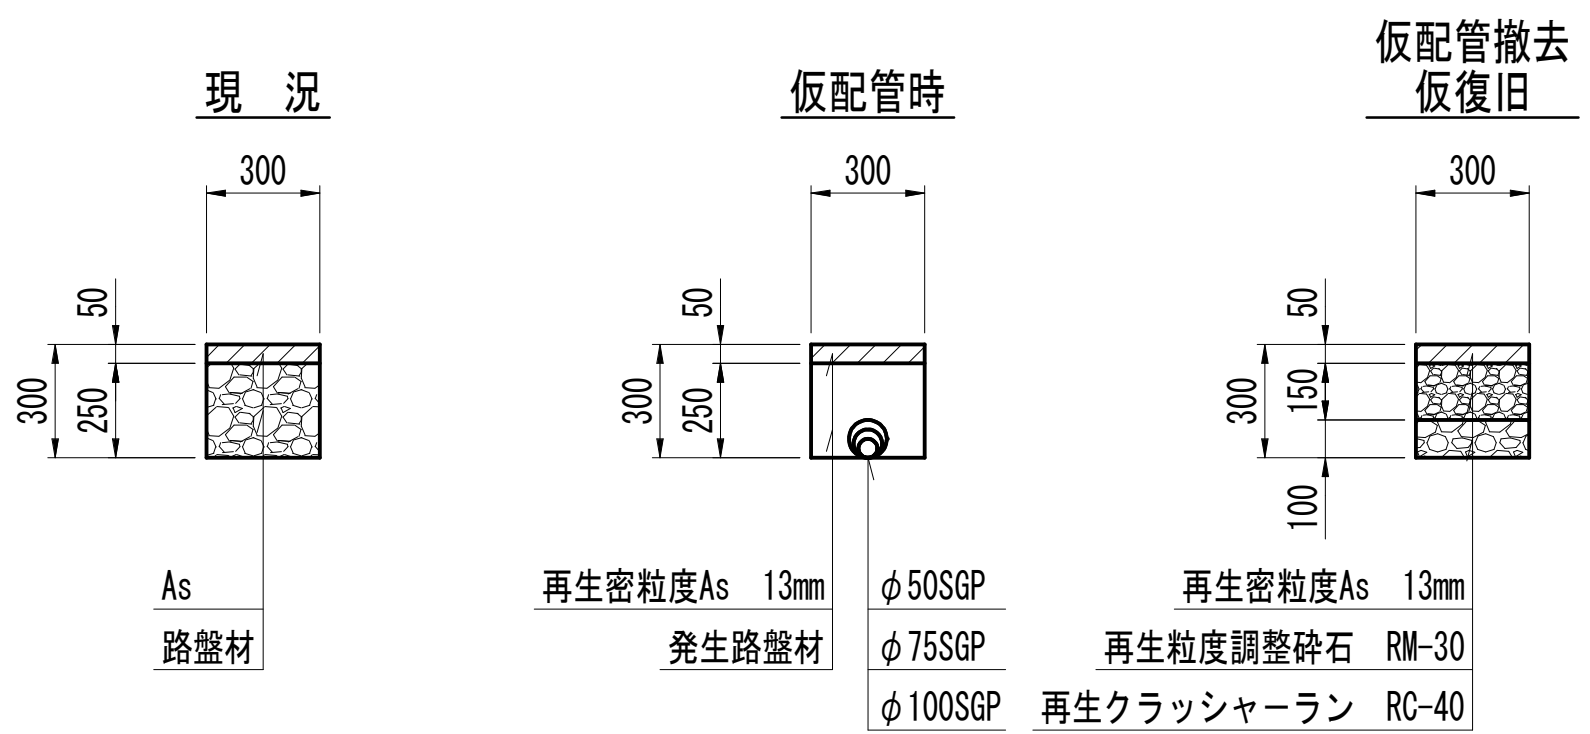

E 仮配管工
(松戸市普通歩道車両出入口 不特定多数)

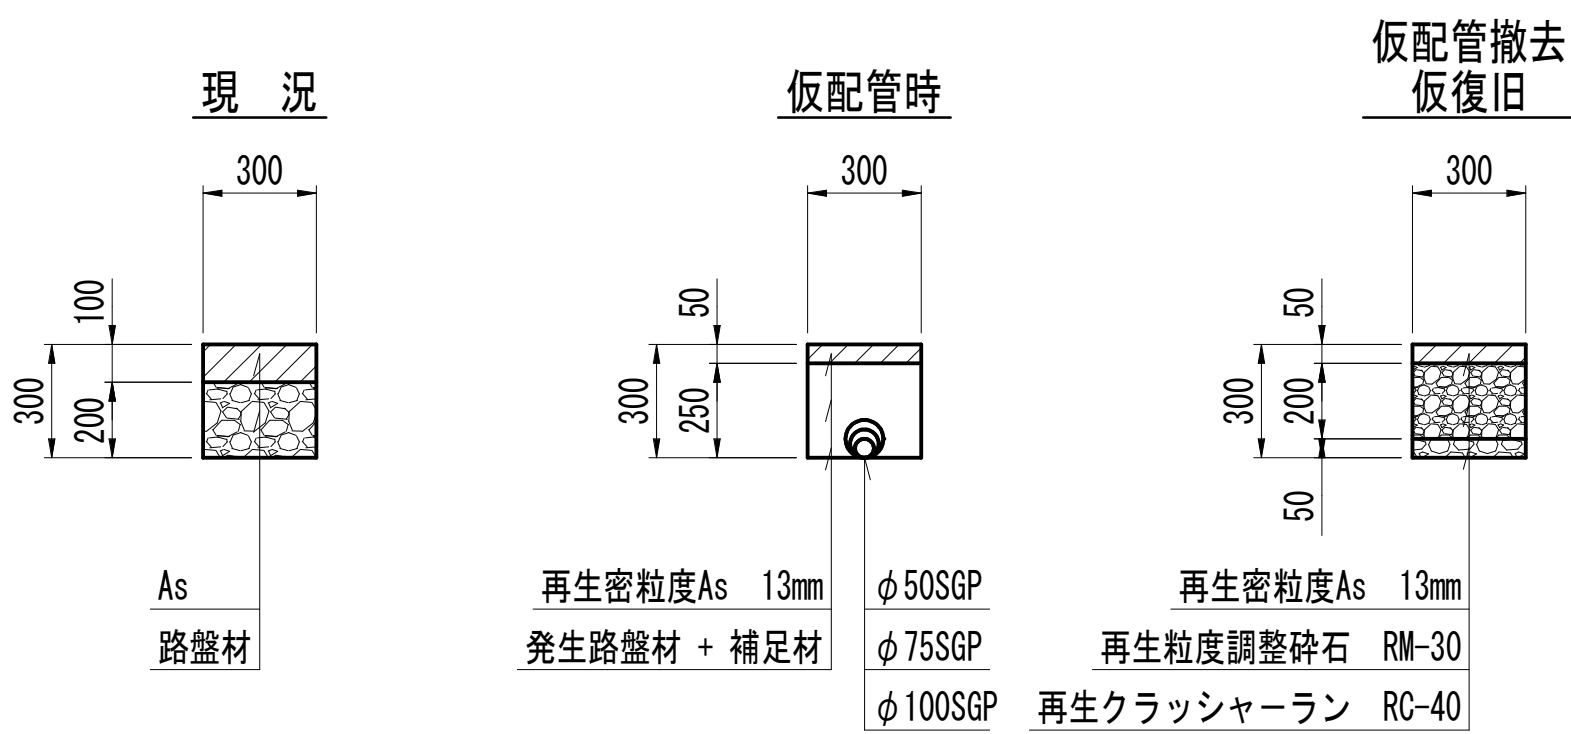





C 仮配管工
(私道 As舗装)

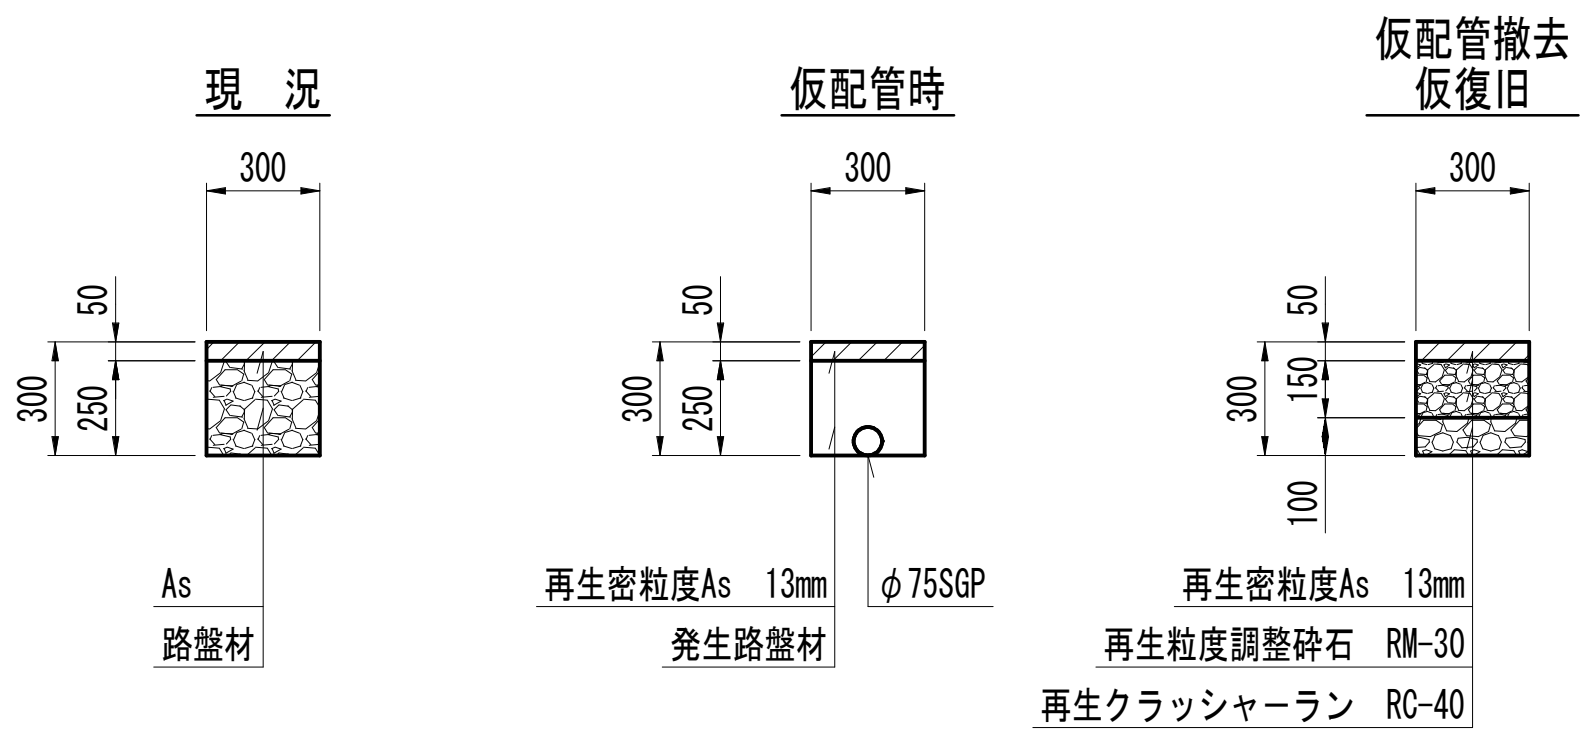

仮配管施工図 (参考)

工 事 名	松戸市総台7丁目62番地先 配水管整備工事				
図 面 名	仮配管埋設図				
図 面 数	10 葉 中 6	縮 尺	図 示		
完 成	年 月 日	工事番号	水市8・9第7号		
区 画 記 号	C - 4		千葉県企業局		
整理番号			施工業者		
所 長	次 長		課 長	設 計	製 図
所 長	次 長		課 長	監 督	製 図



仮配管用連絡箇所復旧図 S=NONE

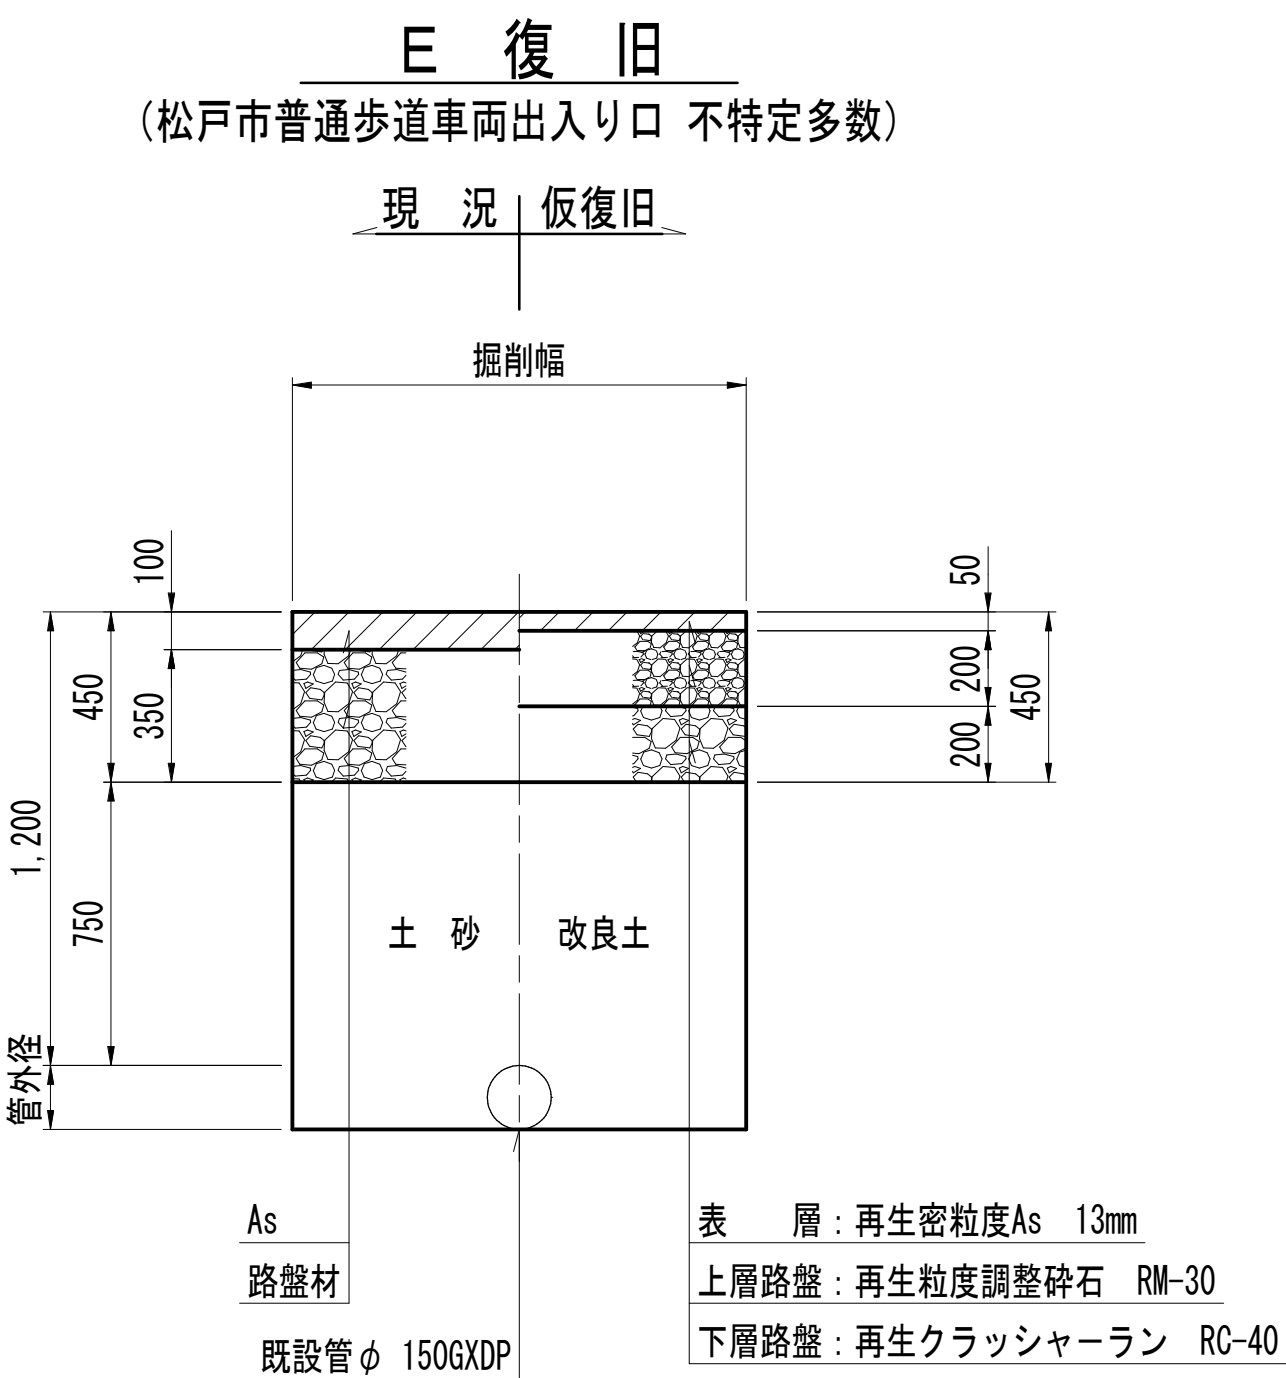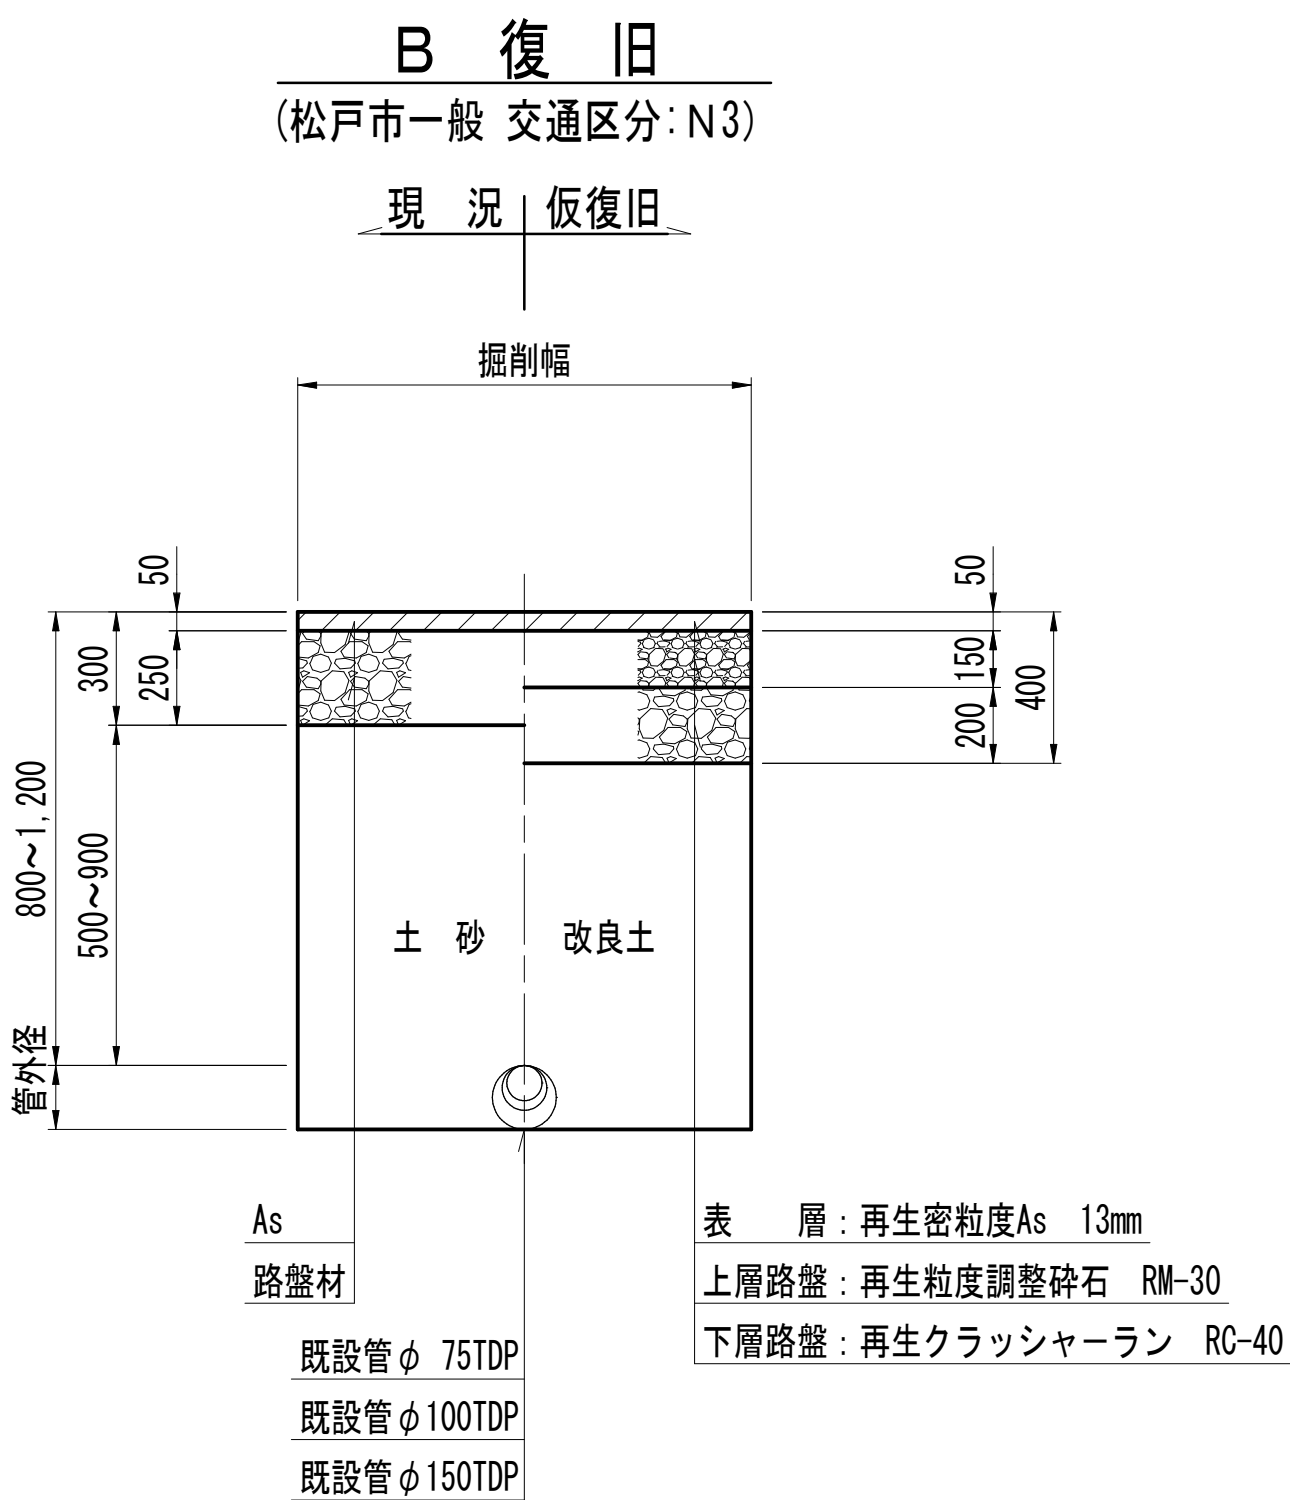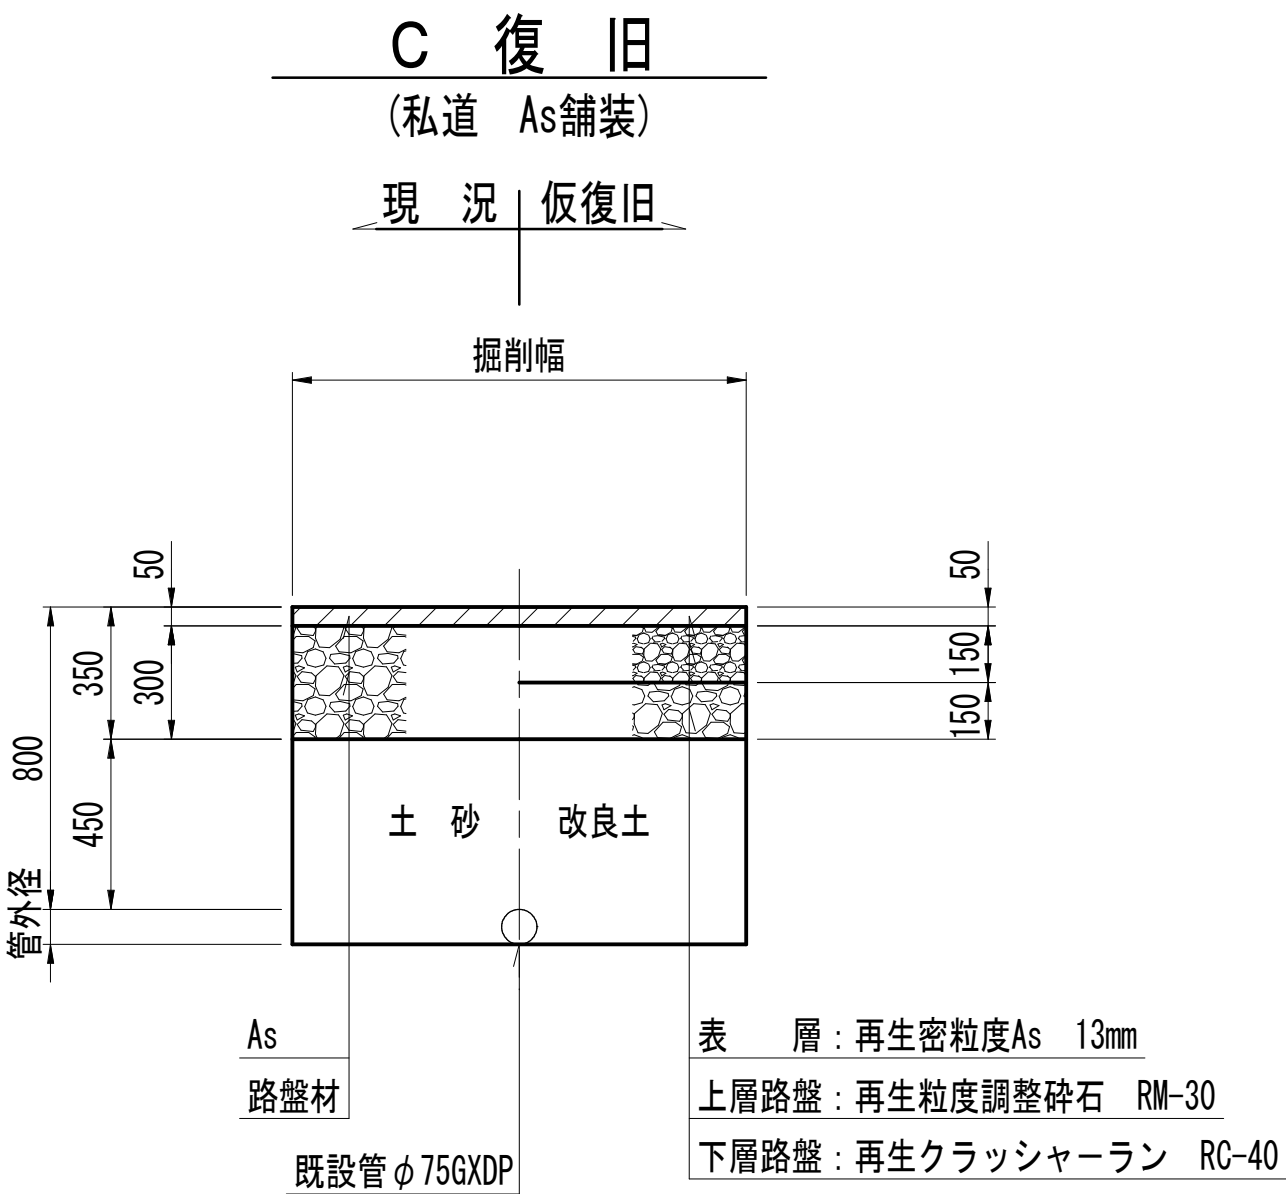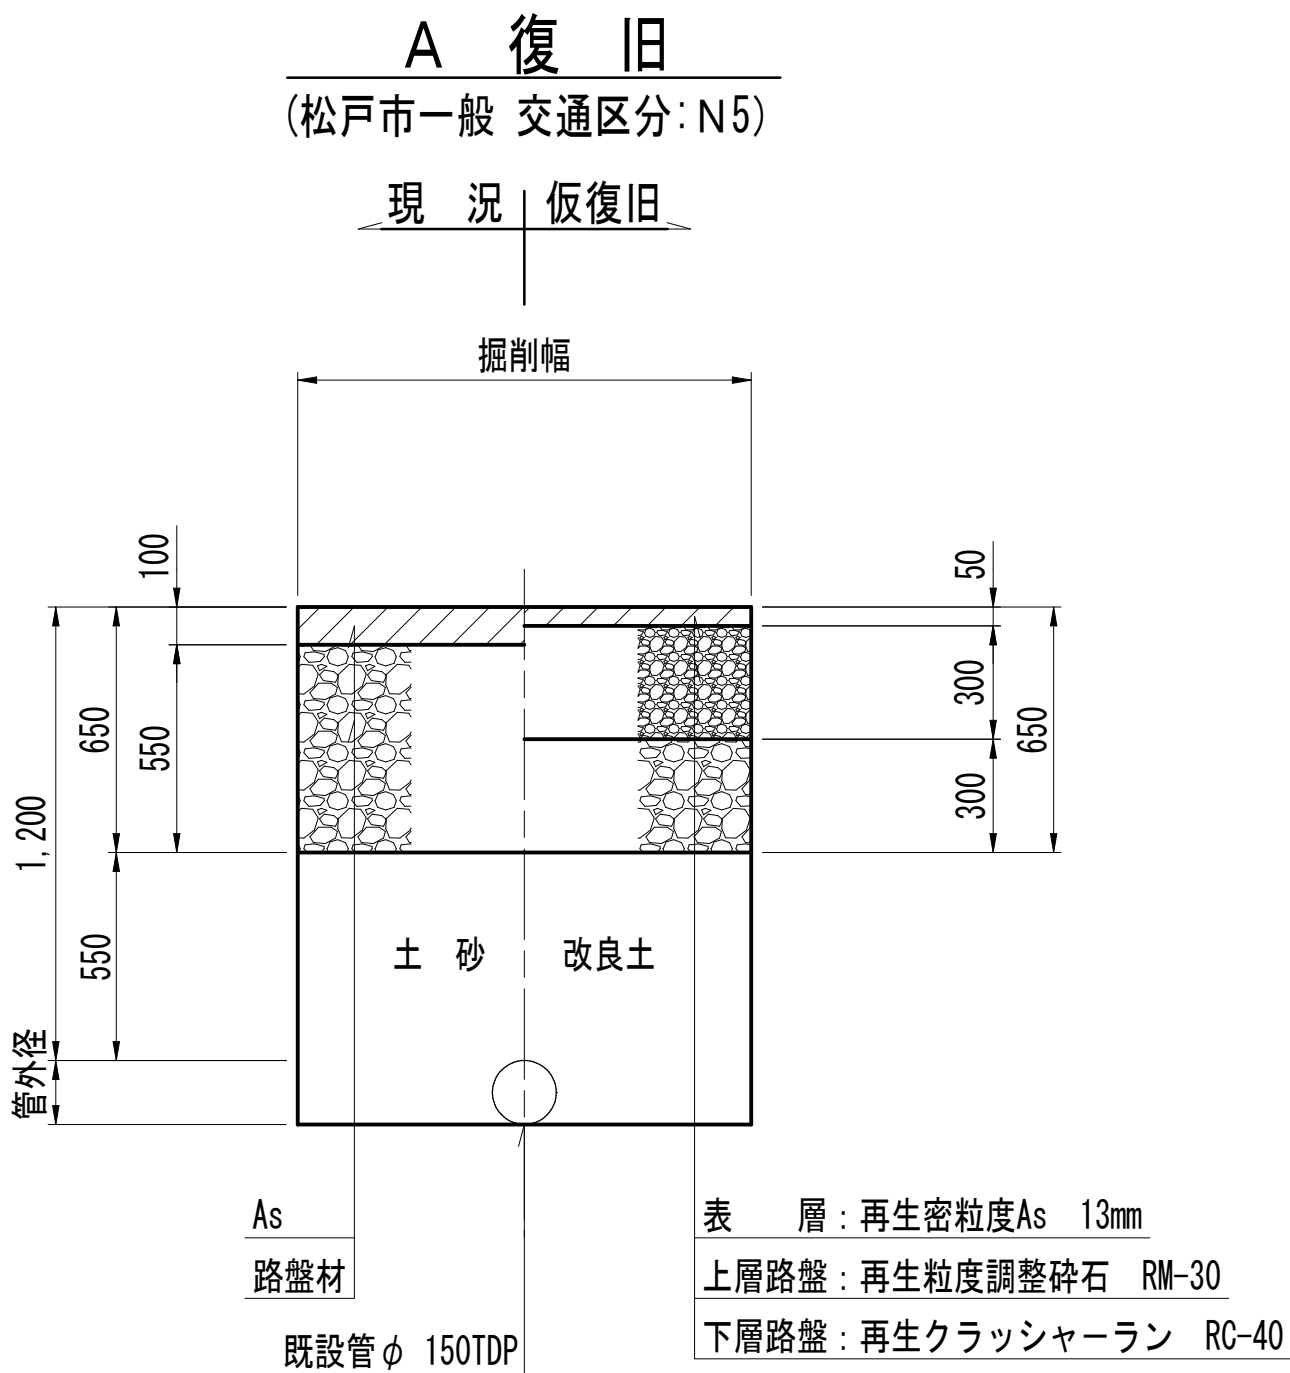

仮配管施工図 (参考)									
工 事 名	松戸市総台7丁目62番地先 配水管整備工事								
図 面 名	仮配管用連絡箇所復旧図								
図 面 枚	10 葉 中 7	縮 尺	図 示						
完 成	年 月 日	工事番号	水市8・9第7号						
区 画 記 号	C - 4		千葉県企業局						
整理番号			施工業者						
所長	次長		課長		設計		製図		
所長	次長		課長		監督		製図		

仮給水切替平面図

S=1:500

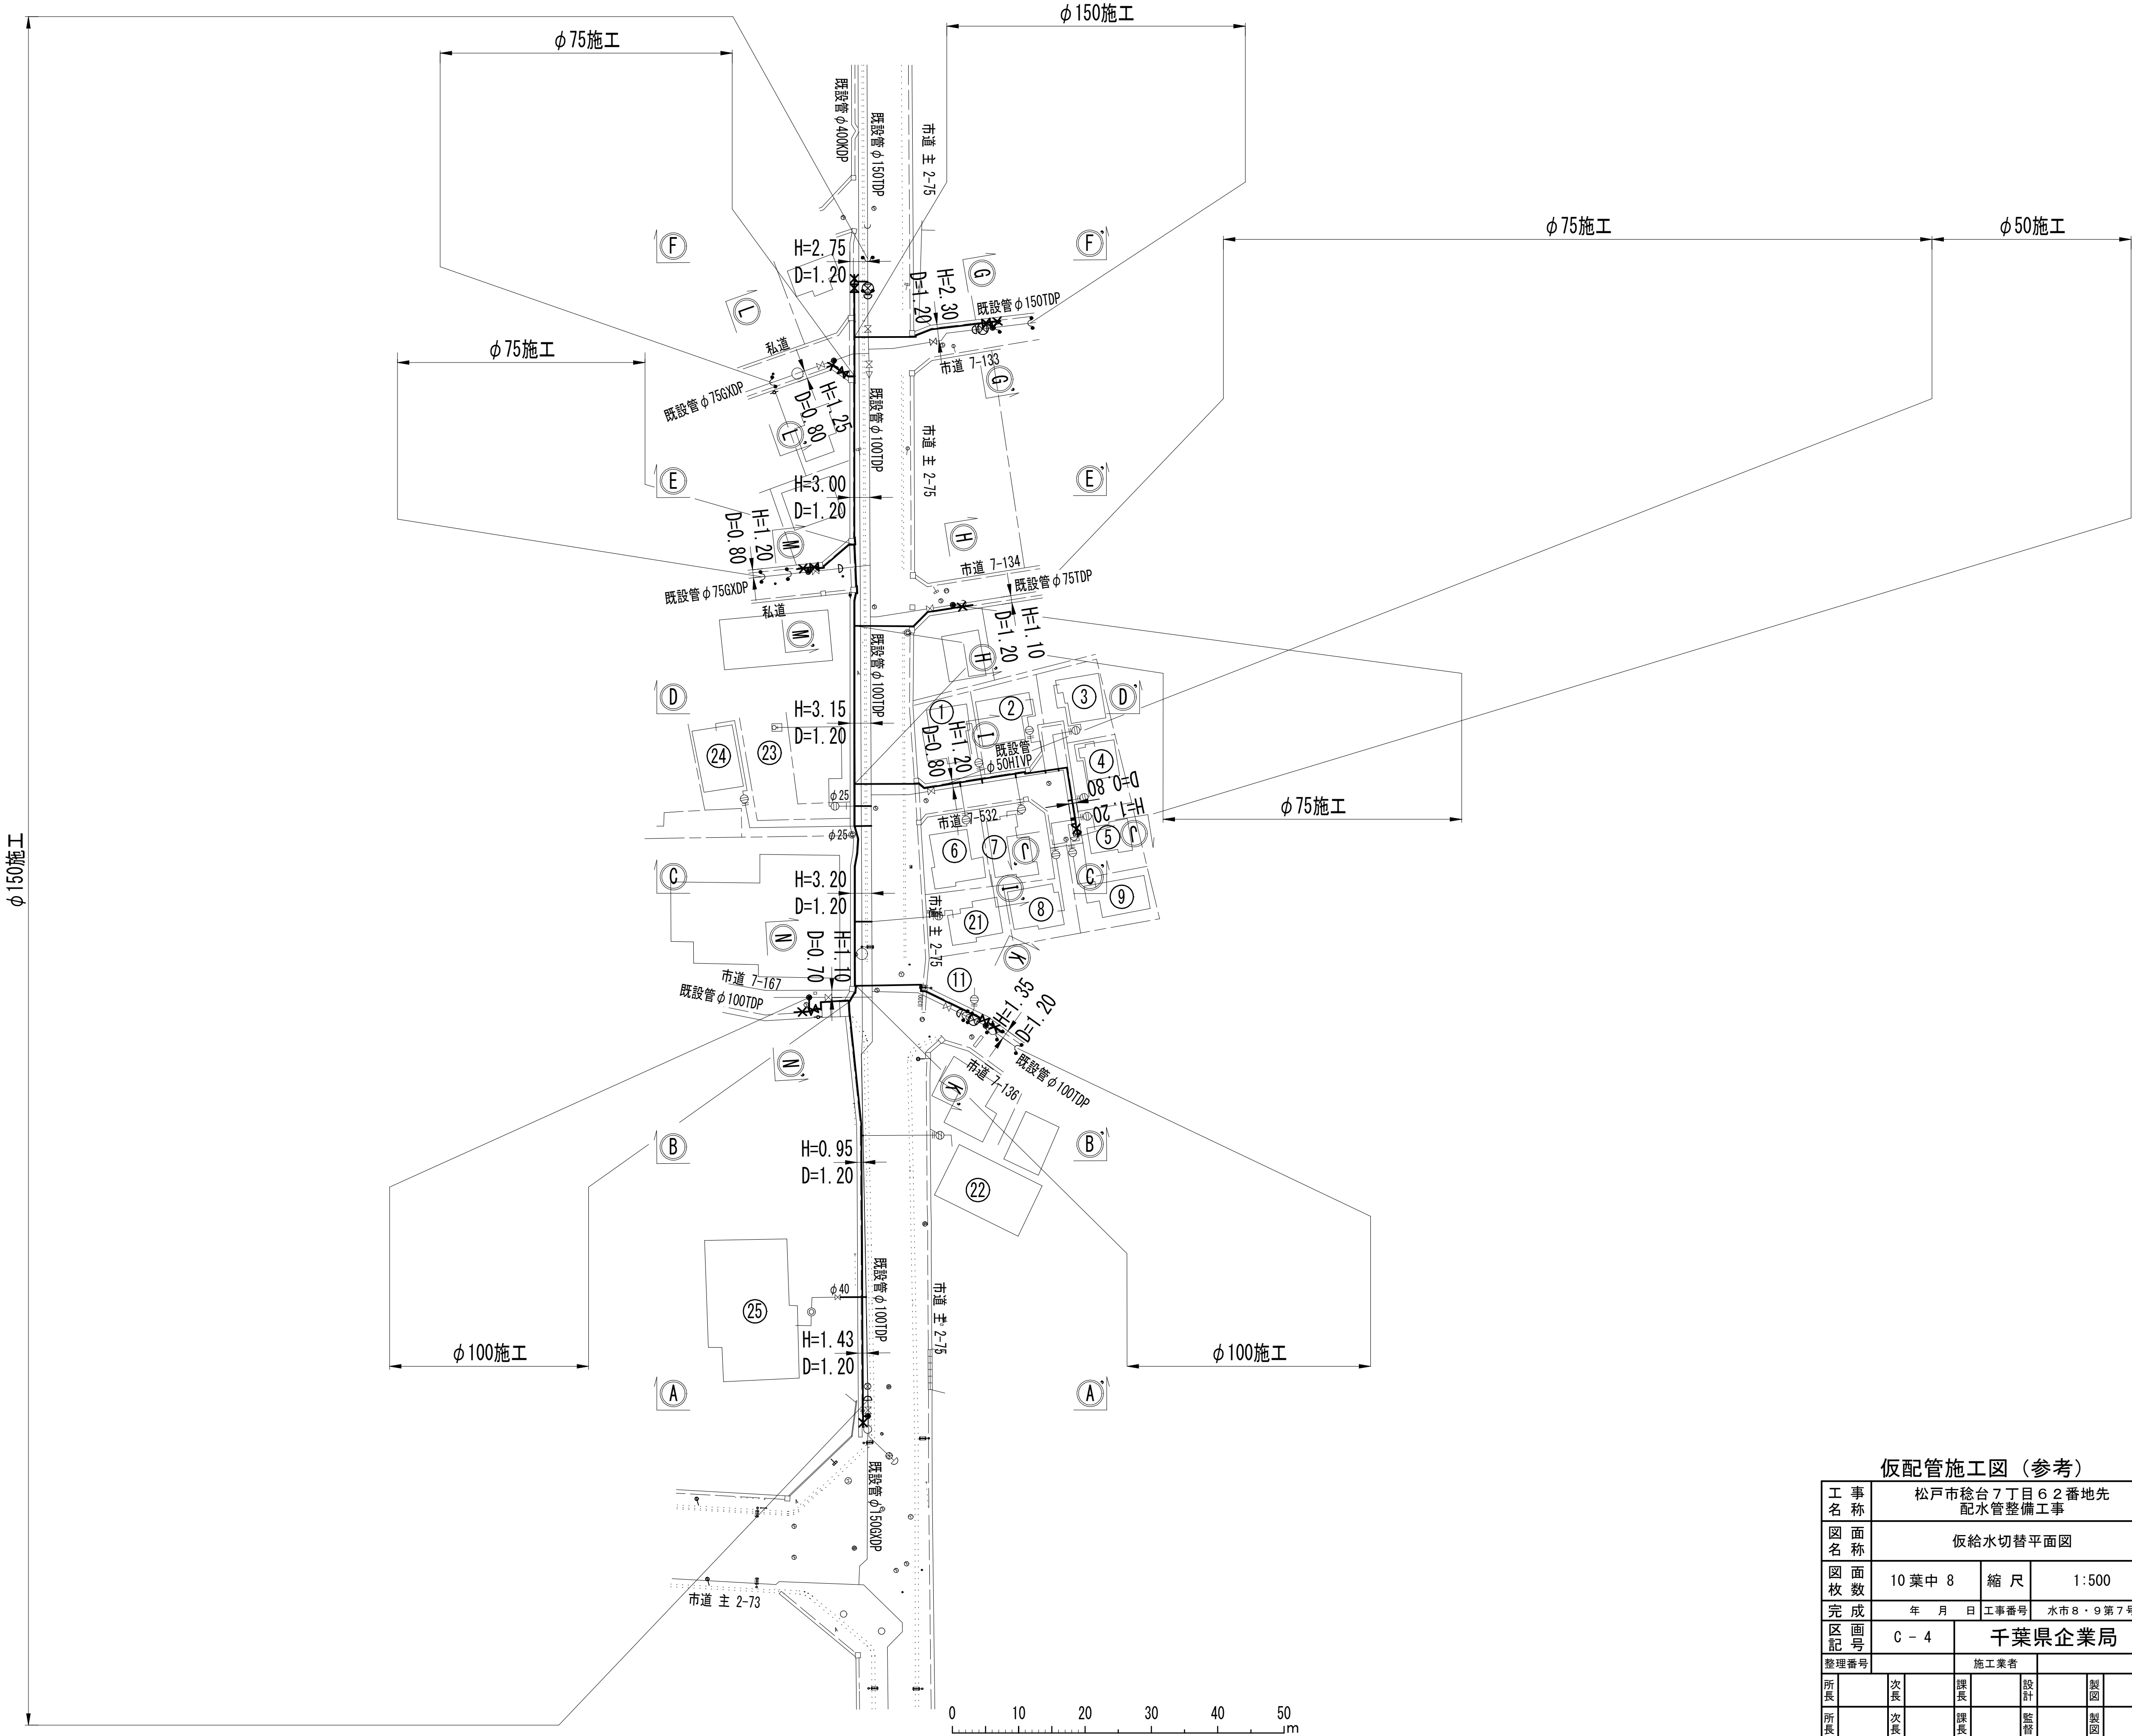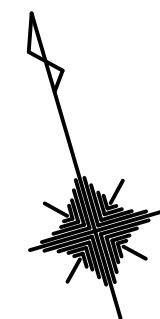

仮配管施工図（参考）

工事名称	松戸市糞台7丁目6番地先 配水管整備工事		
図面名称	仮給水切替平面図		
図面枚数	10 葉中 8	縮尺	1:500
完成区画記号	年 月 日 工事番号	水市 8・9 第 7 号	
整理番号	C - 4	千葉県企業局	
所長	次長	課長	設計
所長	次長	課長	監督
所長	次長	課長	製図
所長	次長	課長	製図

仮給水切替一覧表

仮給水切替及び撤去一覧表

施 工	番 号	水栓番号	氏 名	仮給水管 口 径	メーター 口 径	区 分	掘 削 延 長	舗 装 構 成	摘 要
φ50施工	①			φ 20	φ 20	A	—	B	既設PPに接続
	②			φ 20	φ 20	A	—	B	既設PPに接続
	③			φ 20	φ 20	A	—	B	既設PPに接続
	④			φ 20	φ 20	A	—	B	既設PPに接続
	⑤			φ 20	φ 20	A	—	B	既設PPに接続
	⑥			φ 20	φ 20	A	—	B	既設PPに接続
	⑦			φ 20	φ 20	A	—	B	既設PPに接続
	⑧			φ 20	φ 20	A	—	B	既設PPに接続
	⑨			φ 20	φ 20	A	—	B	既設PPに接続
φ100施工	⑪			φ 20	φ 20	A	—	B	既設PPに接続
φ150施工	⑳			φ 20	φ 20	B	1. 12	A D	既設PPに接続
	㉑			φ 20	φ 20	A	—	D	既設PPに接続
	㉒			φ 25	φ 25	B	1. 07	A E	既設PPに接続
	㉓			φ 25	φ 25	B	1. 07	A E	既設PPに接続
	㉔			φ 40	φ 40	A	—	D	SSP切替

道路掘削延長集計表

施 工	口 径	箇所数	総 延 長 (m)	平均延長 (m)	舗装構成	既設表層厚 (mm)	仮復旧表層厚 (mm)	摘 要
φ150施工	φ 20	1	1. 12	1. 12	D	40	40	
	φ 25	2	2. 14	1. 07	E	100	50	

仮給水切替及び撤去集計表


施 工 口 径	φ 20		φ 25		φ 40		φ 50		合 計
	A 区分	B 区分	A 区分	B 区分	A 区分	B 区分	A 区分	B 区分	
φ50施工	9	—	—	—	—	—	—	—	9
φ100施工	1	—	—	—	—	—	—	—	1
φ150施工	1	1	—	2	1	—	—	—	5
計	11	1	—	2	1	—	—	—	15

仮配管施工図（参考）


工 事 名 称	松戸市糺台7丁目62番地先 配水管整備工事				
図 面 名 称	仮給水切替一覧表				
図 面 枚 数	10 葉 中 9	縮 尺	NONE		
完 成 区 画 記 号	年 月 日	工事番号	水市8・9第7号		
整理番号	C - 4		千葉県企業局		
			施工業者		
所長	次長		課長	設計	製図
所長	次長		課長	監督	製図

仮配管用連絡箇所詳細図 S=NONE


ア箇所 (Hタイプ)

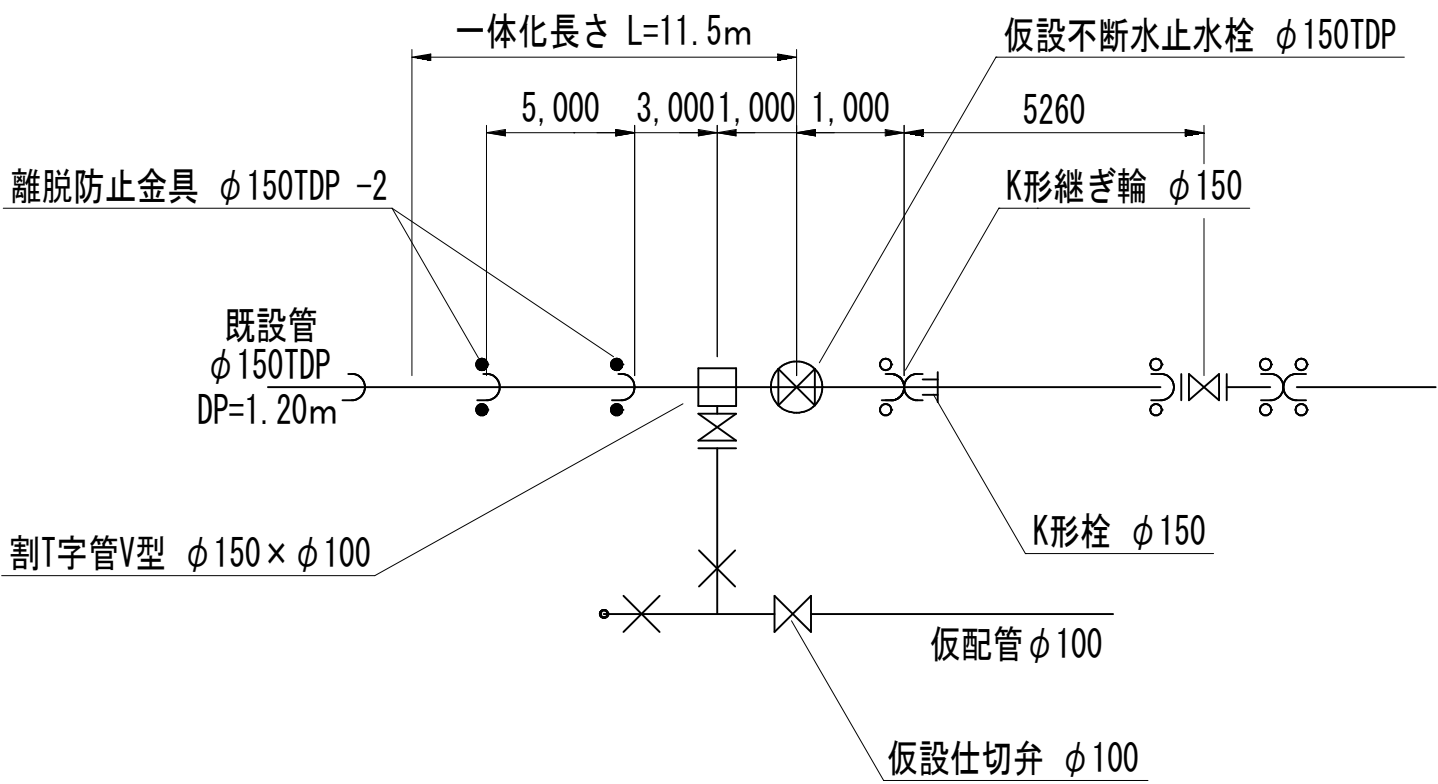


エ箇所 (Dタイプ)

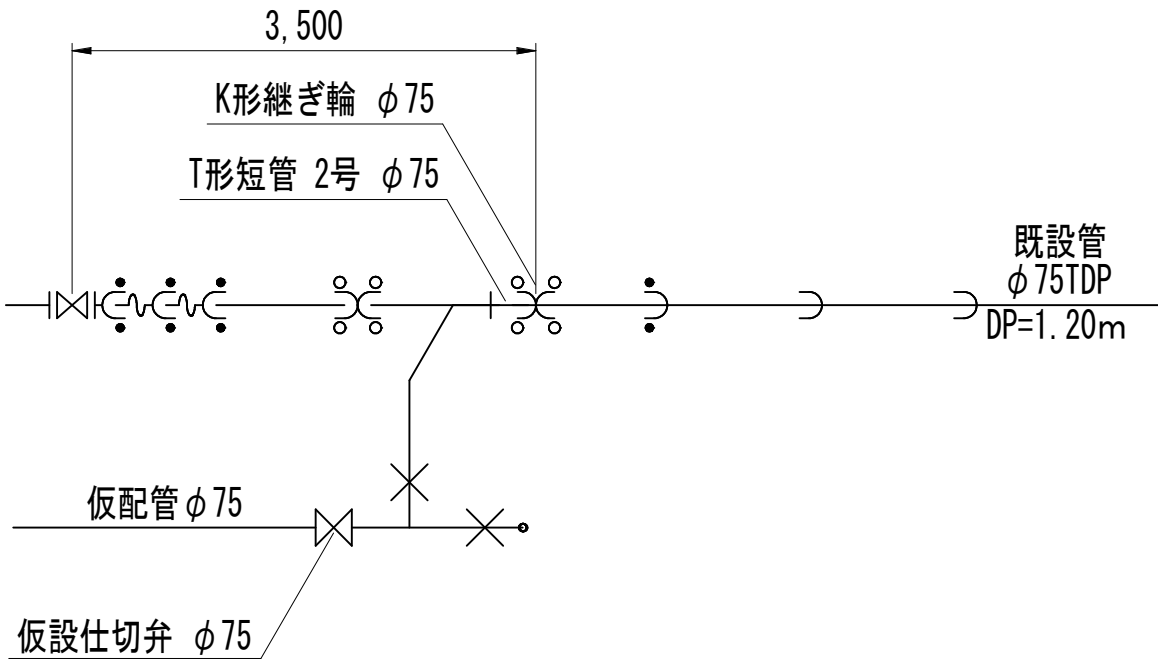


キ箇所 (Hタイプ)

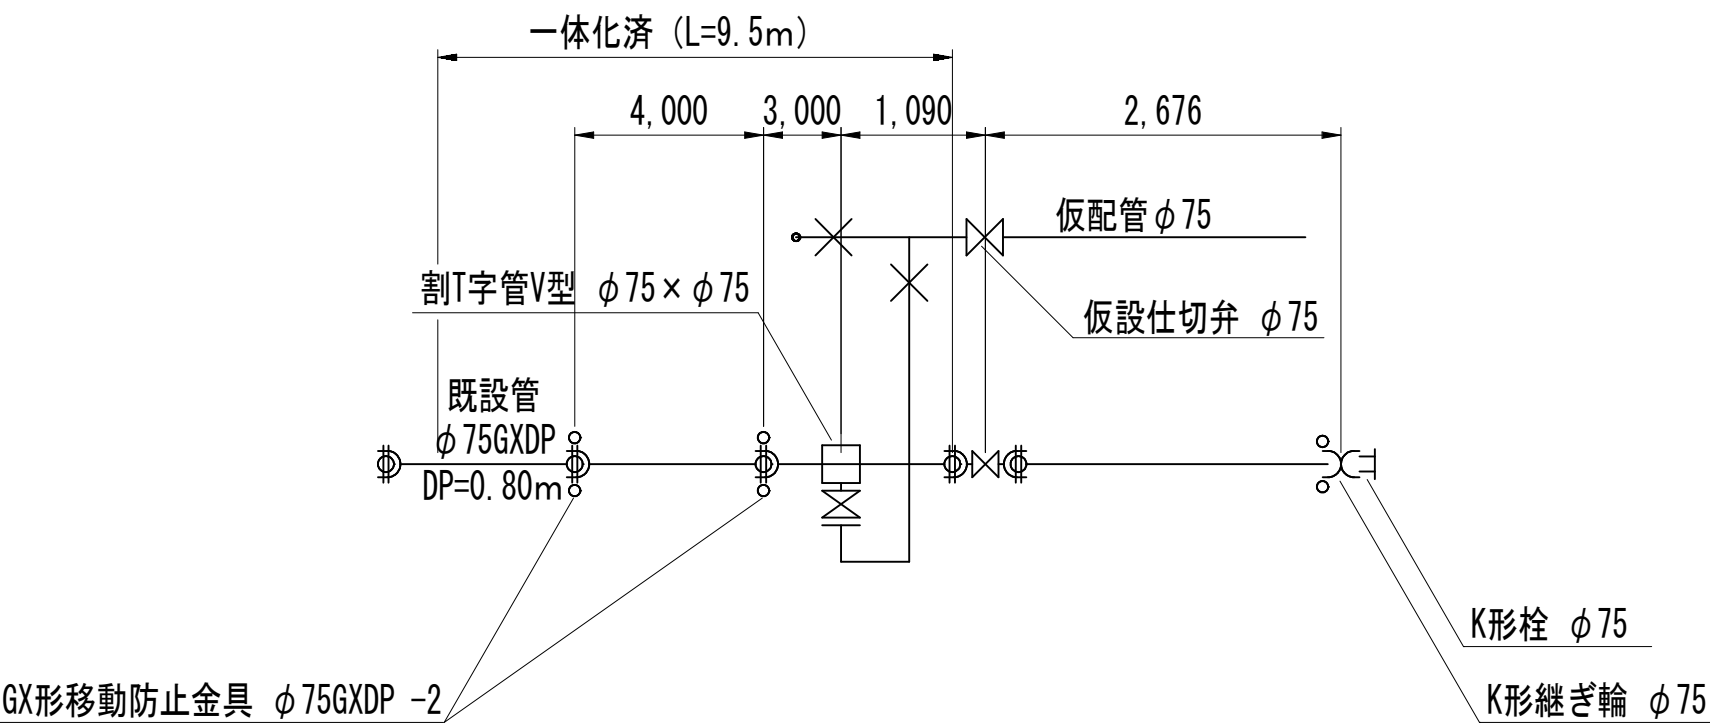


イ箇所 (Iタイプ)

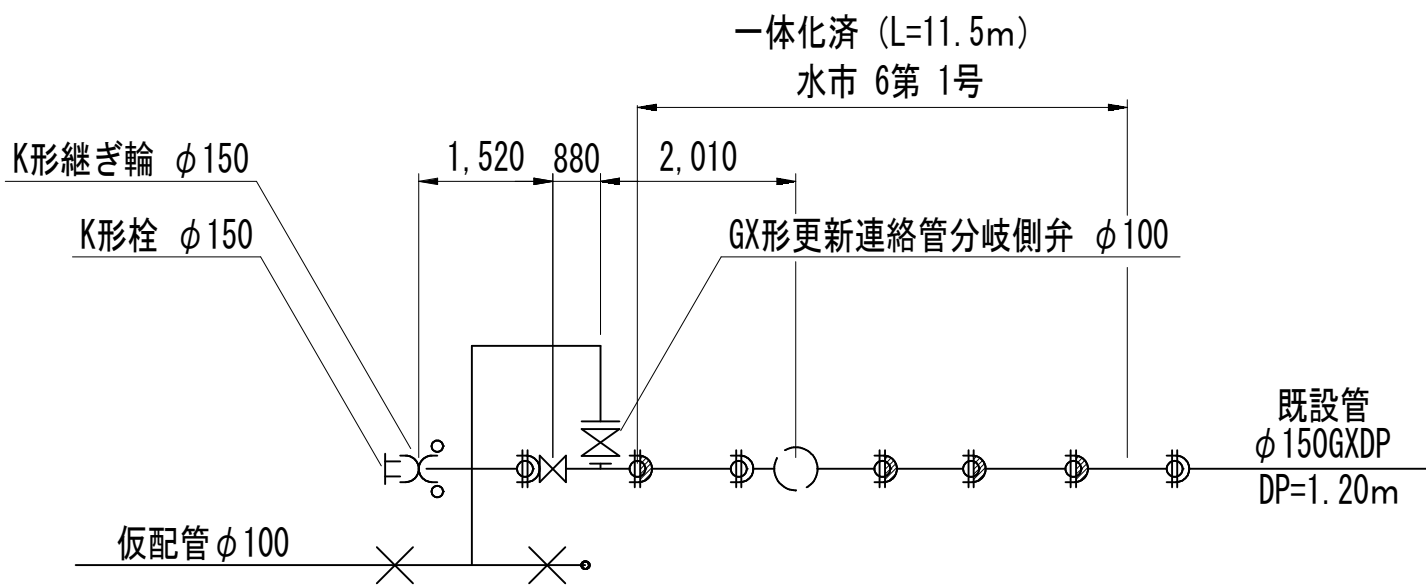


オ箇所 (Hタイプ)

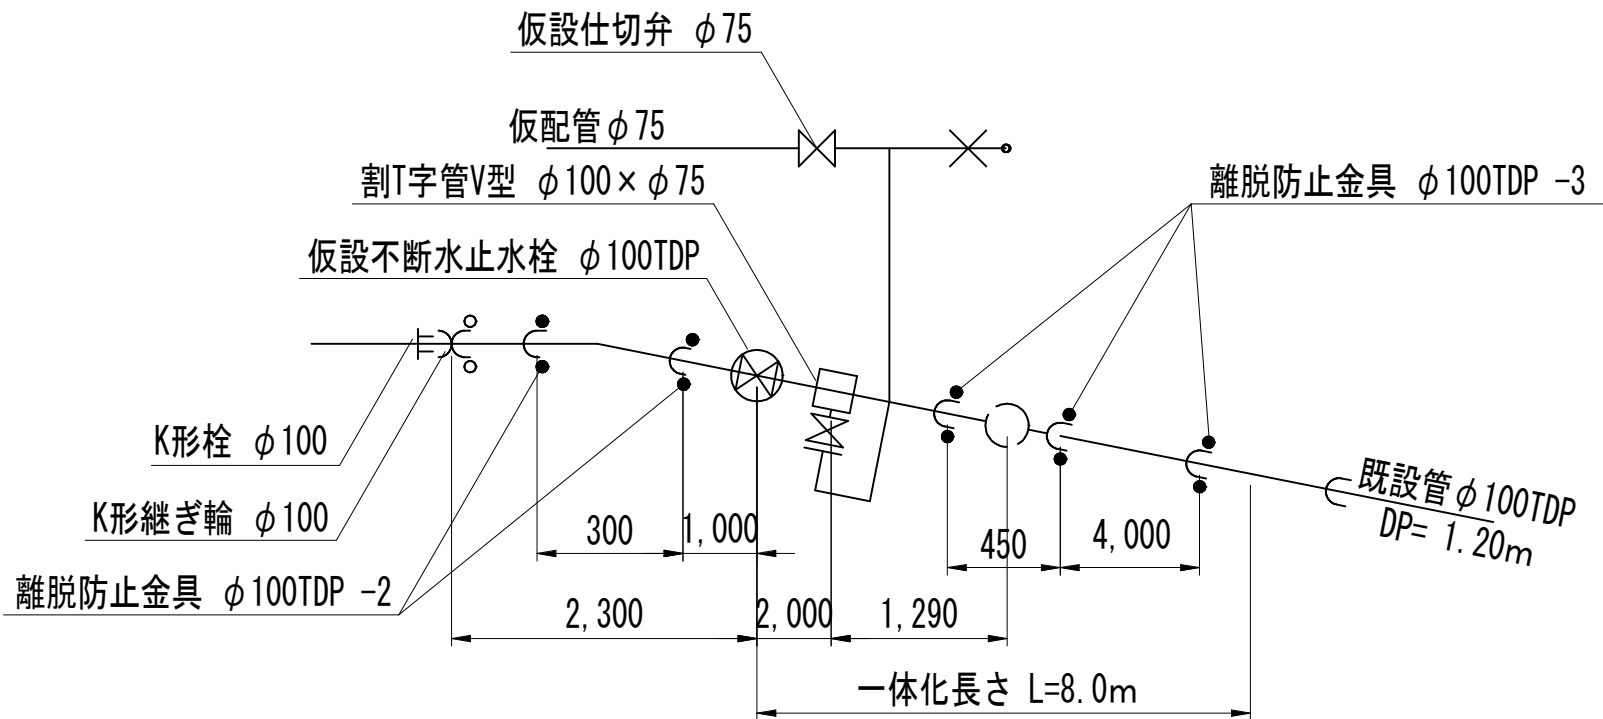


ク箇所 (Dタイプ)

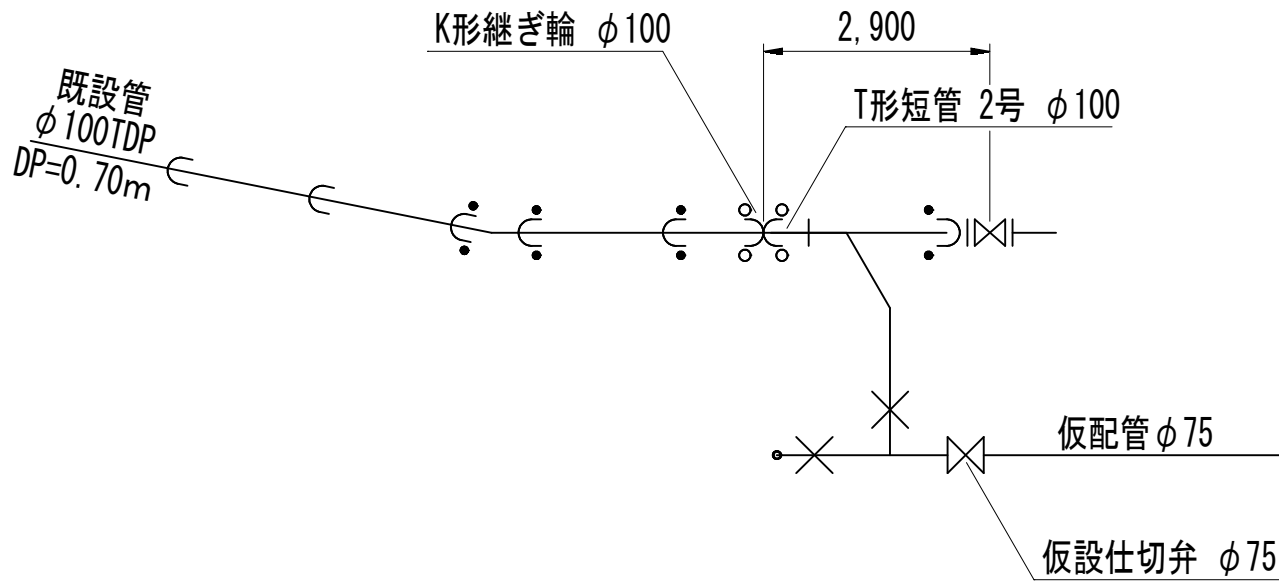

ウ箇所 (Hタイプ)

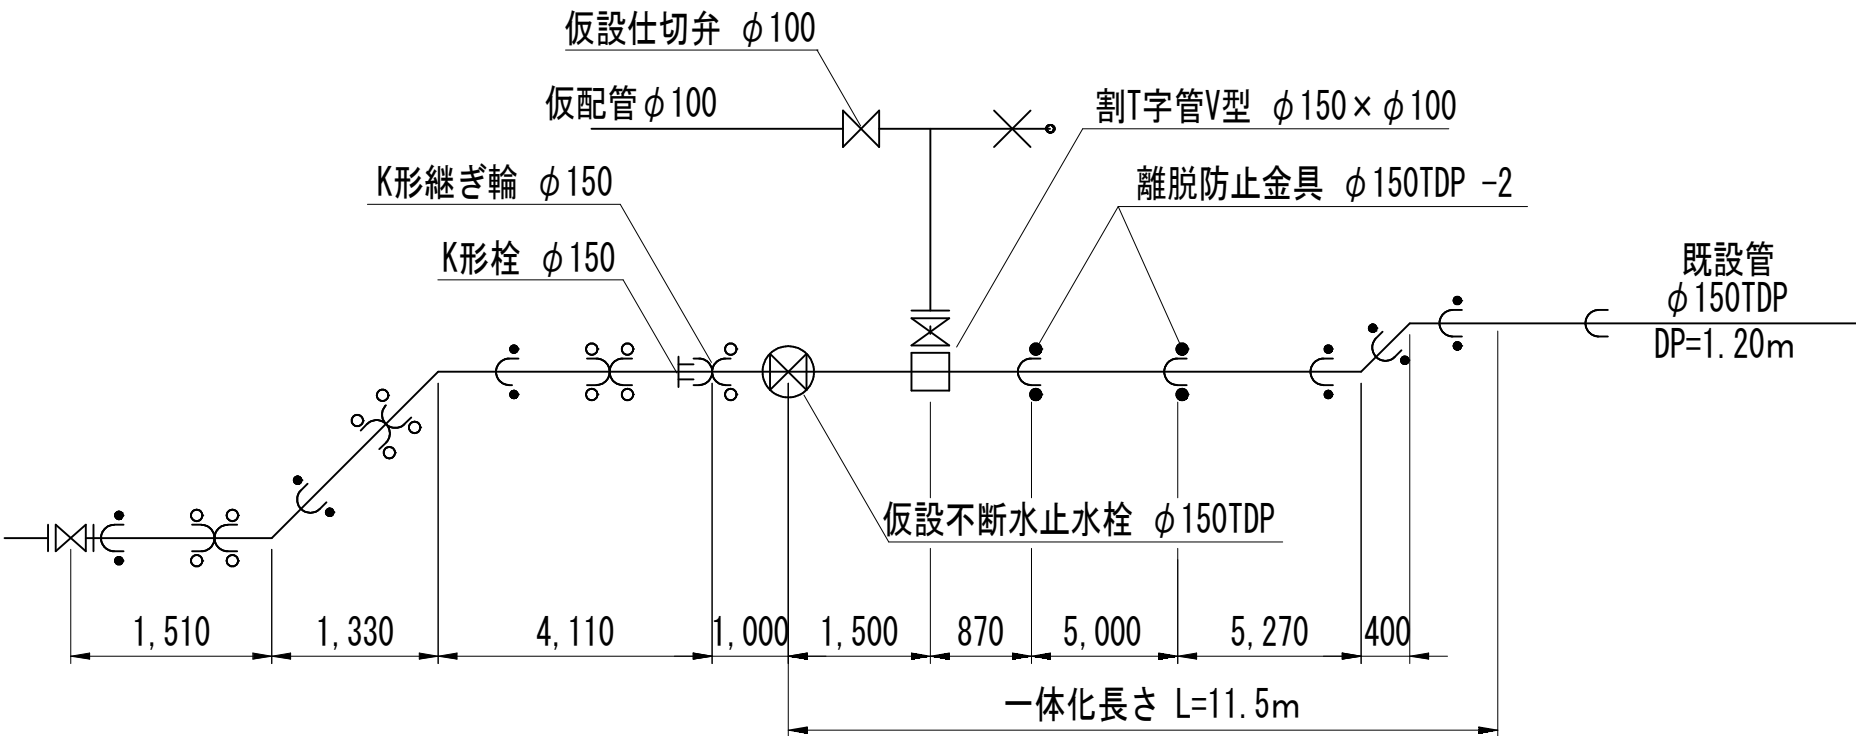



カ箇所 (Dタイプ)

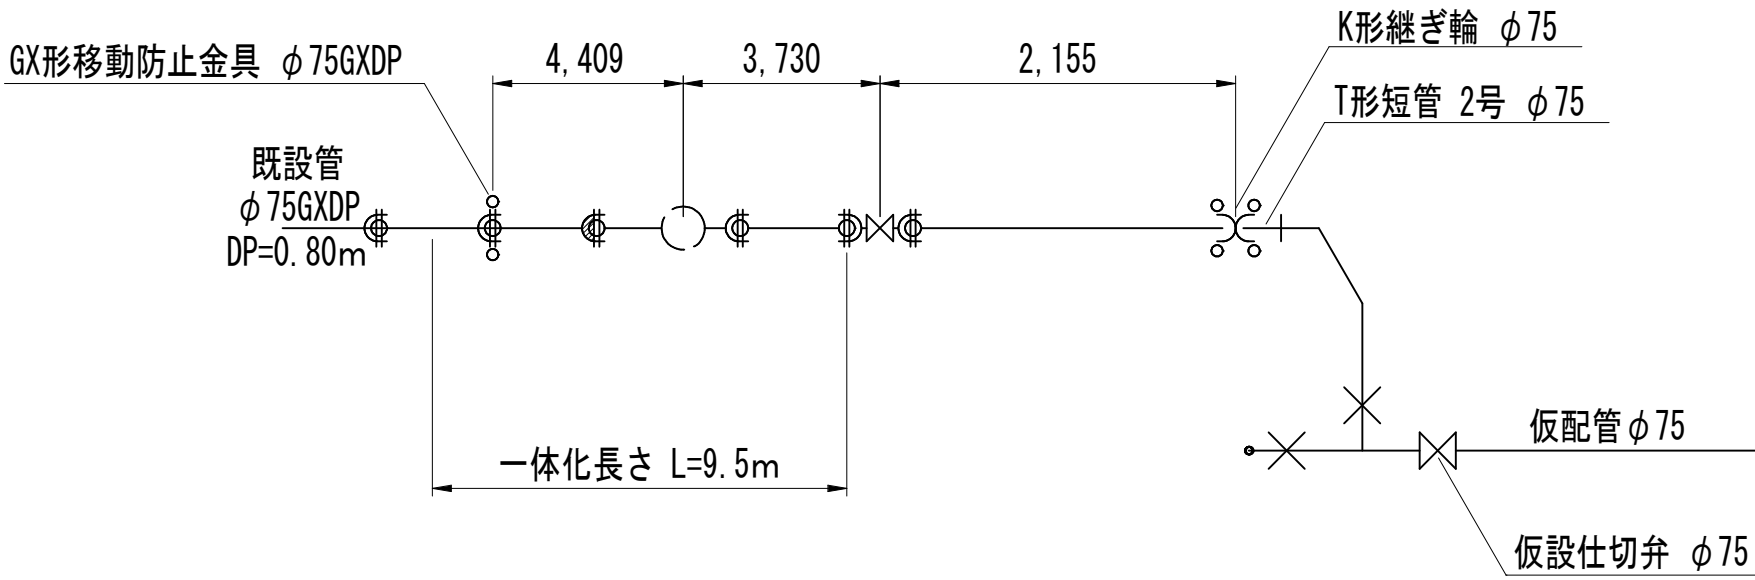

仮配管施工図 (参考)

工 事 名	松戸市総台7丁目62番地先 配水管整備工事		
図 面 名	仮配管用連絡箇所詳細図		
図 面 数	10 葉中 10	縮 尺	NONE
完 成	年 月 日	工事番号	水市8・9第7号
区 画 記 号	C - 4 千葉県企業局		
整理番号	施工業者		
所長	次長	課長	設計
所長	次長	課長	監督
			製図
			製図


路面本復旧平面図(1/2) S=1:500

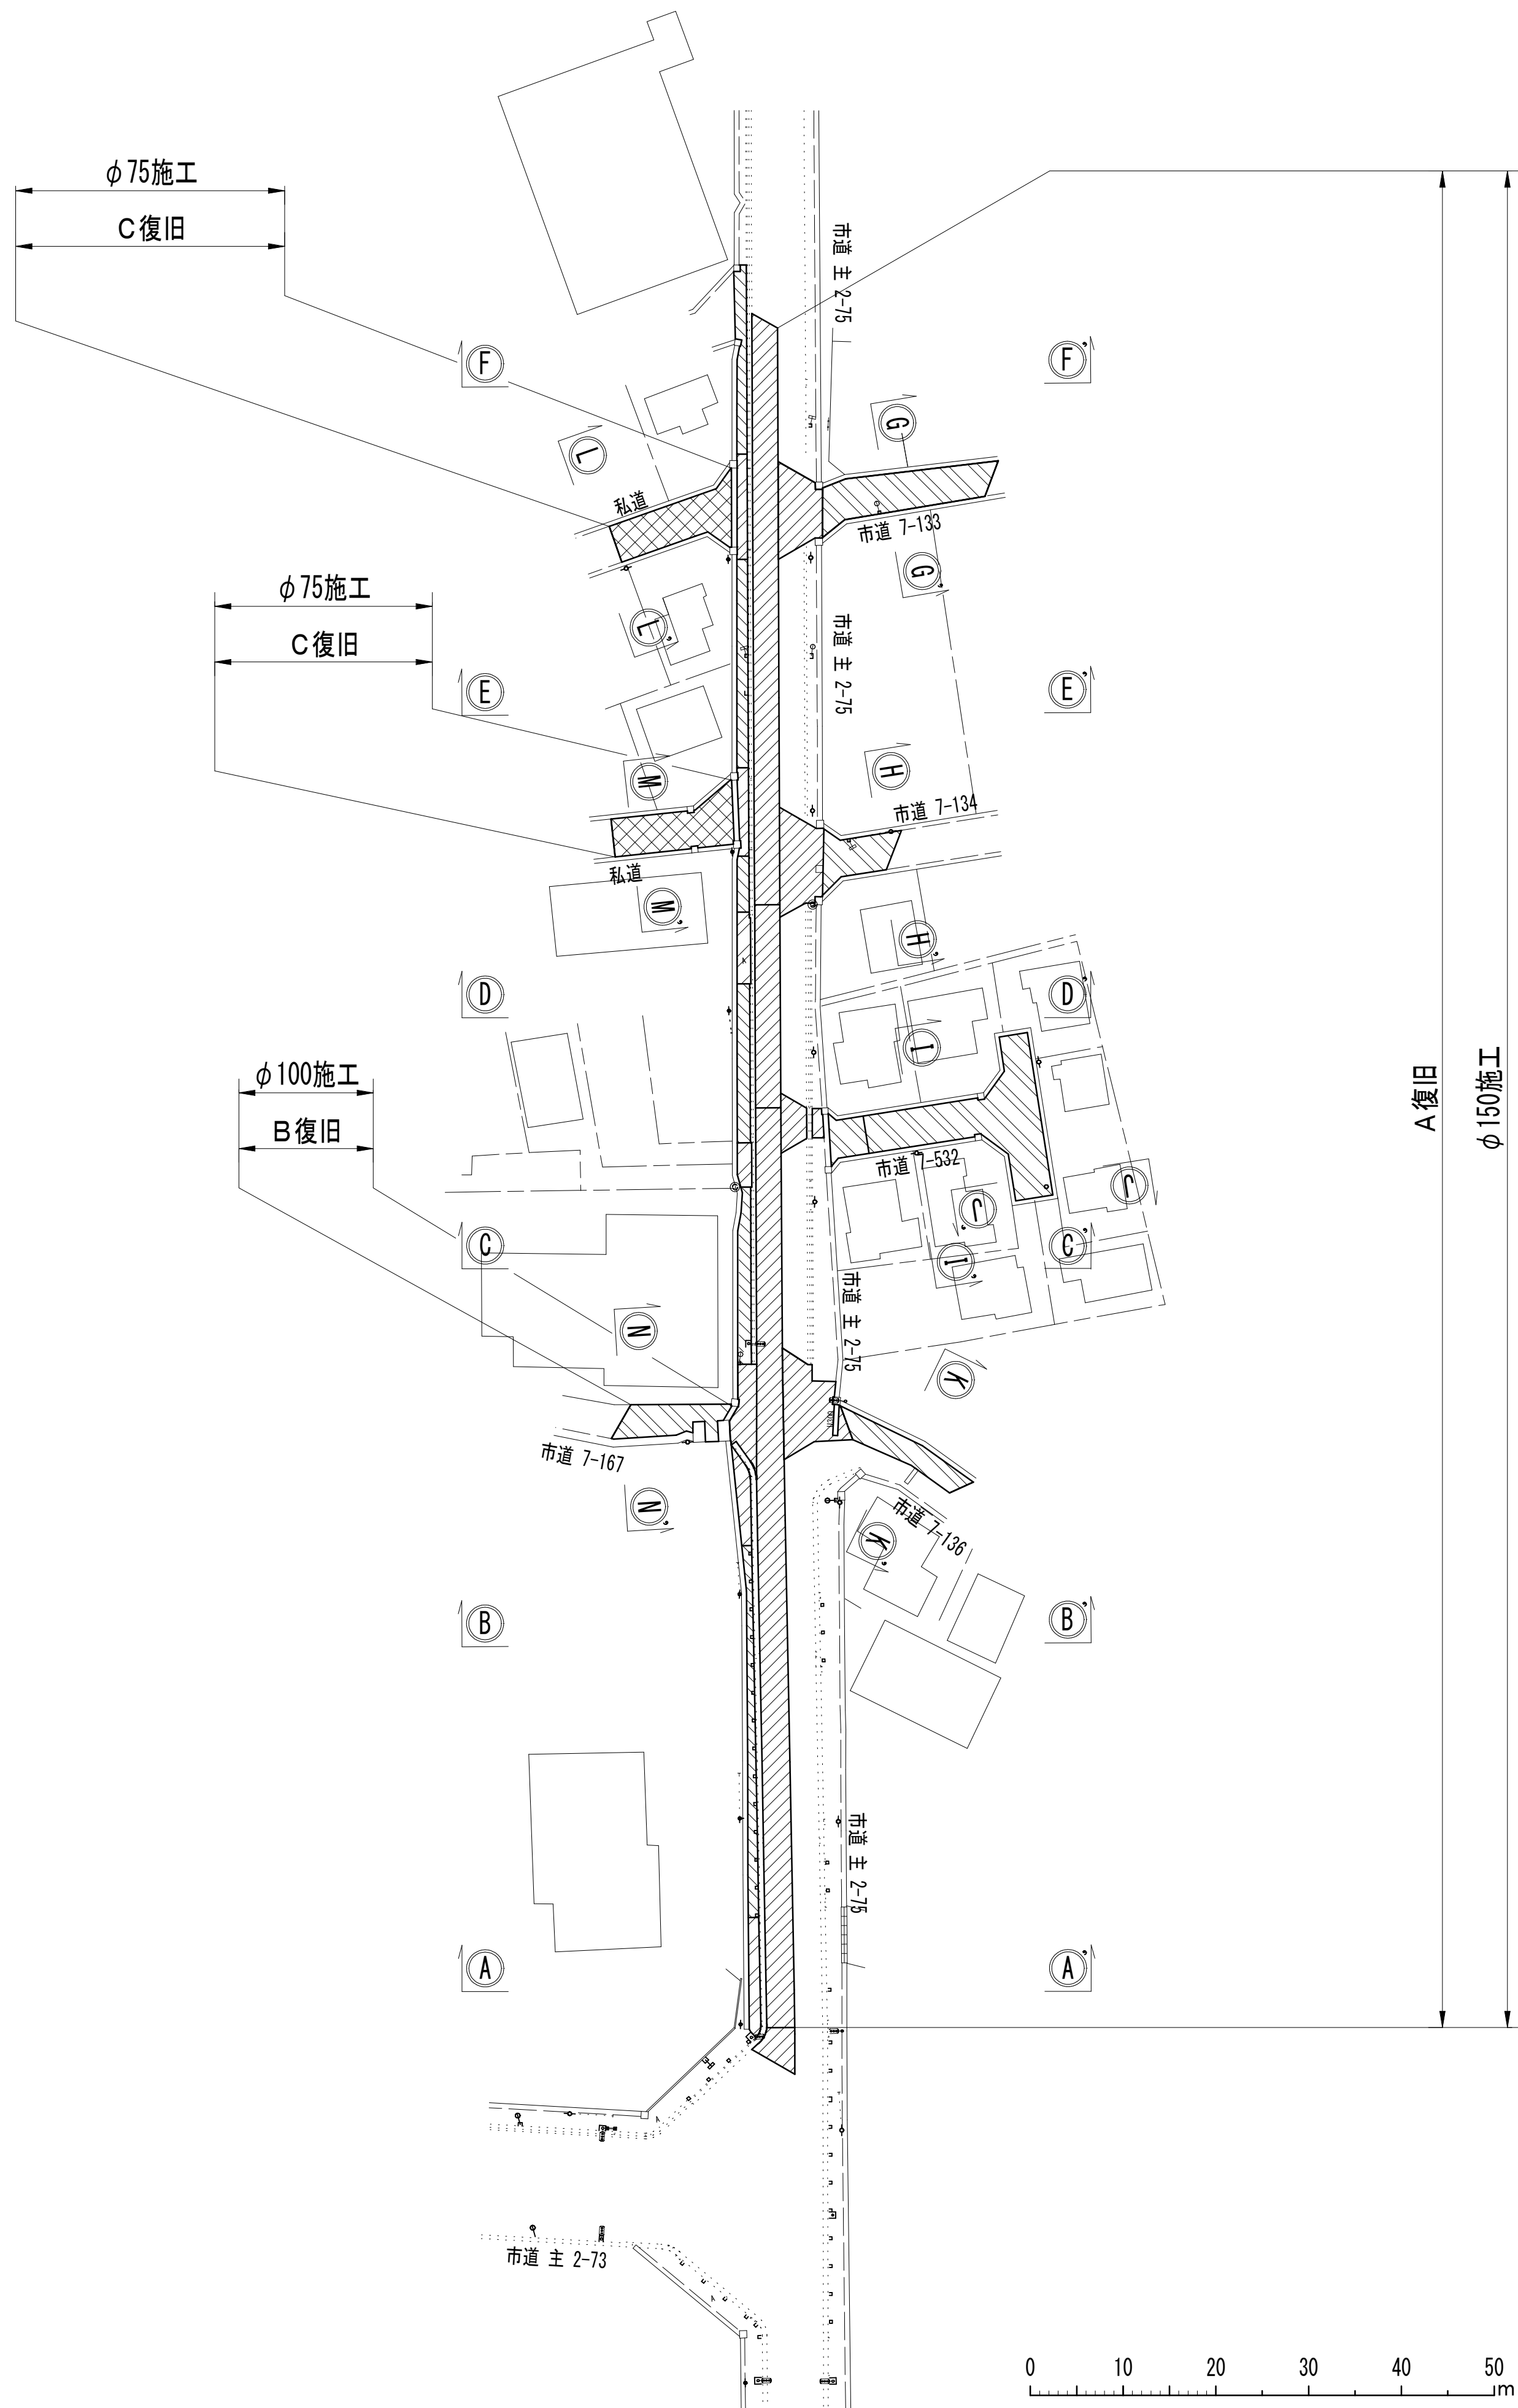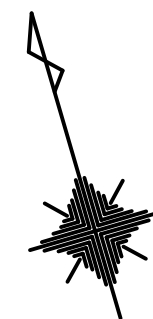

凡 例	
名 称	記 号
A 復旧	
B 復旧	
C 復旧	
D 復旧	
E 復旧	

工 事 名 称	松戸市糺台 7 丁目 6 2 番地先 配水管整備工事				
図 面 名 称	路面本復旧平面図(1/2)				
図 面 枚 数	10 葉 中 1	縮 尺	1:500		
完 成 日 期	年 月 日	工事番号	水市 8・9 第 7 号		
区 画 記 号	C - 4		千葉県企業局		
整理番号		施工業者			
所長	次長	課長	設計	製図	
所長	次長	課長	監督	製図	









路面本復旧平面図(2/2) S=1:500

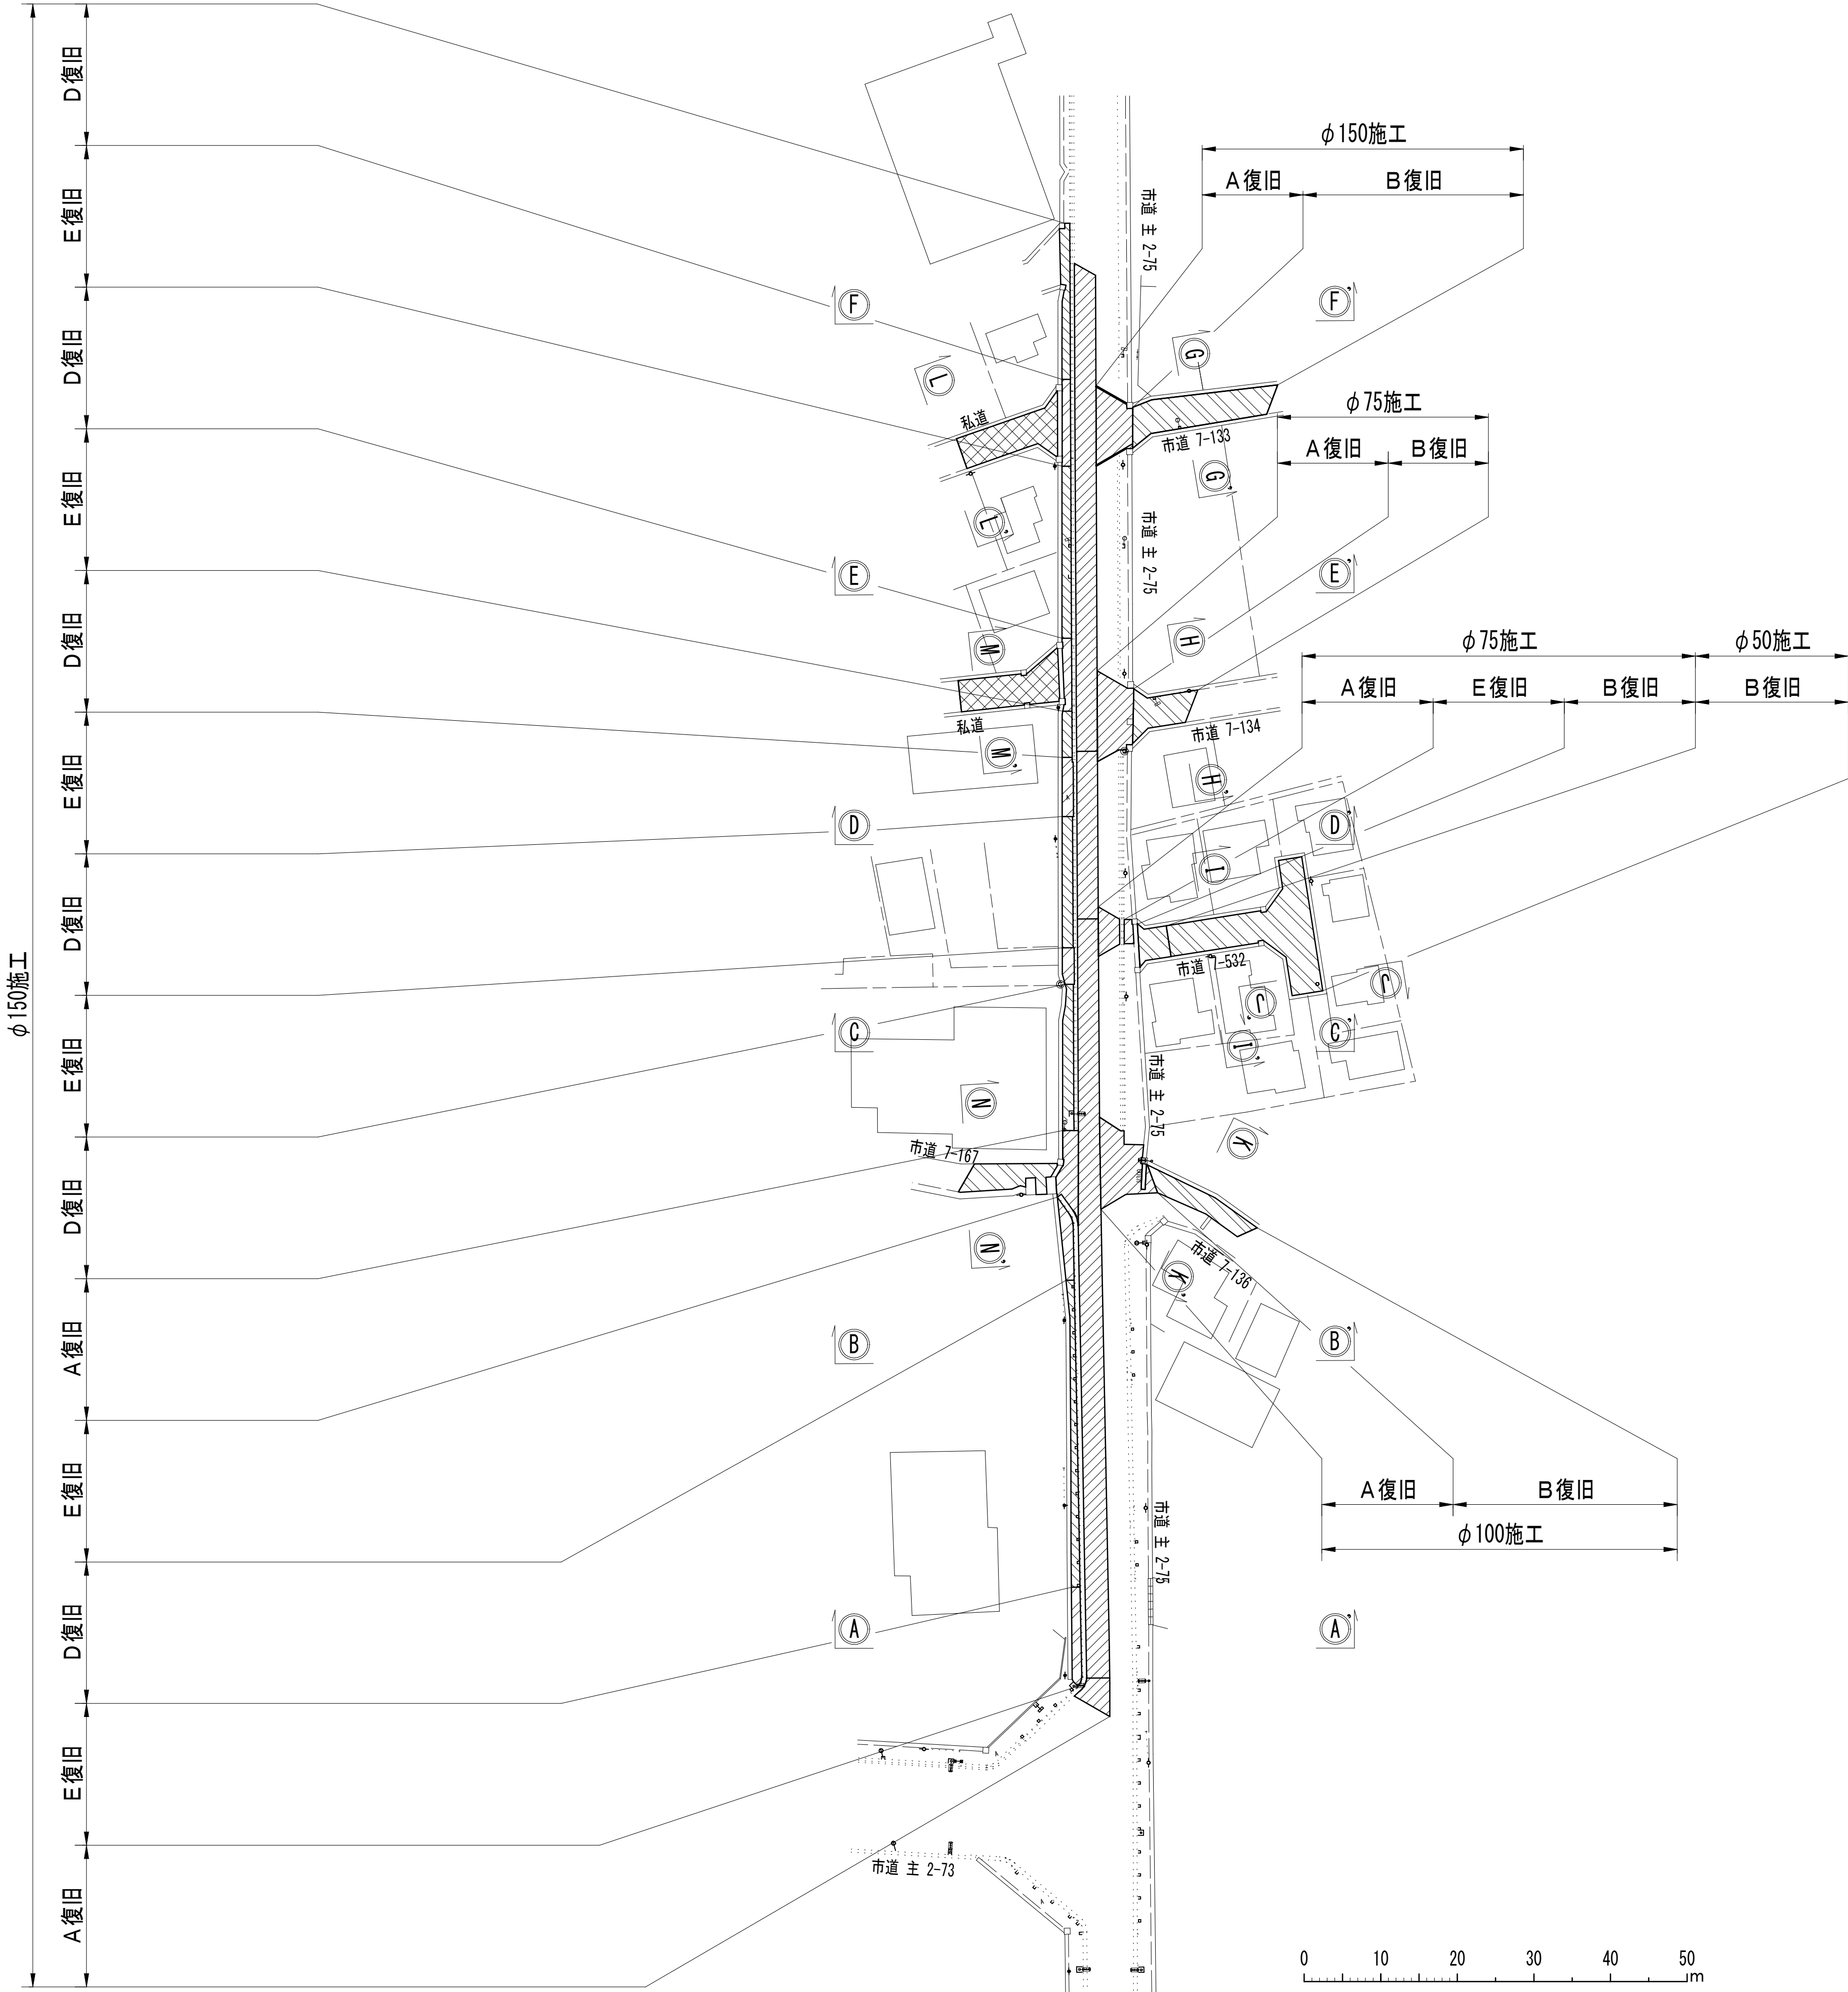

凡 例	
名 称	記 号
A 復旧	
B 復旧	
C 復旧	
D 復旧	
E 復旧	







工 事 名 称	松戸市稔台7丁目62番地先 配水管整備工事				
図 面 名 称	路面本復旧平面図(2/2)				
図 面 枚 数	10 葉 中 2	縮 尺	1:500		
完 成	年 月 日	工事番号	水市 8・9 第7号		
区 画 記 号	C - 4	千葉県企業局			
整理番号	施工業者				
所長	次長	課長	設計	製図	
所長	次長	課長	監督	製図	

S=NONE

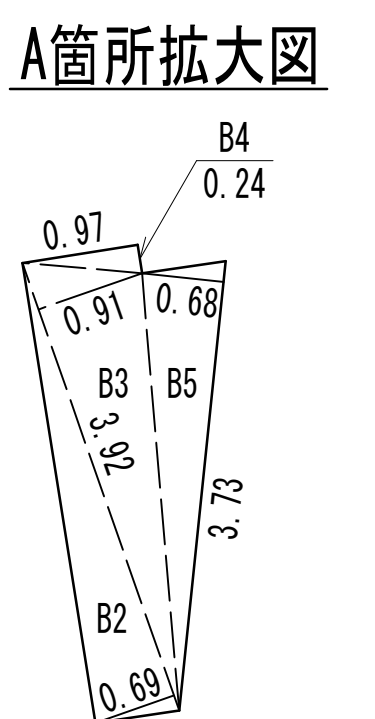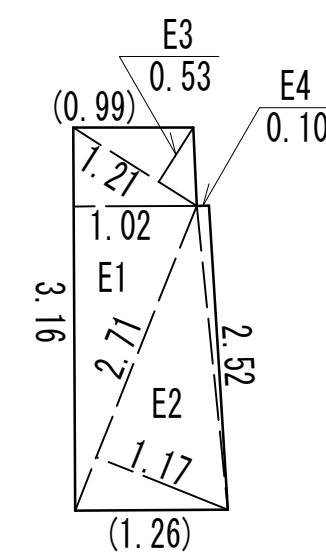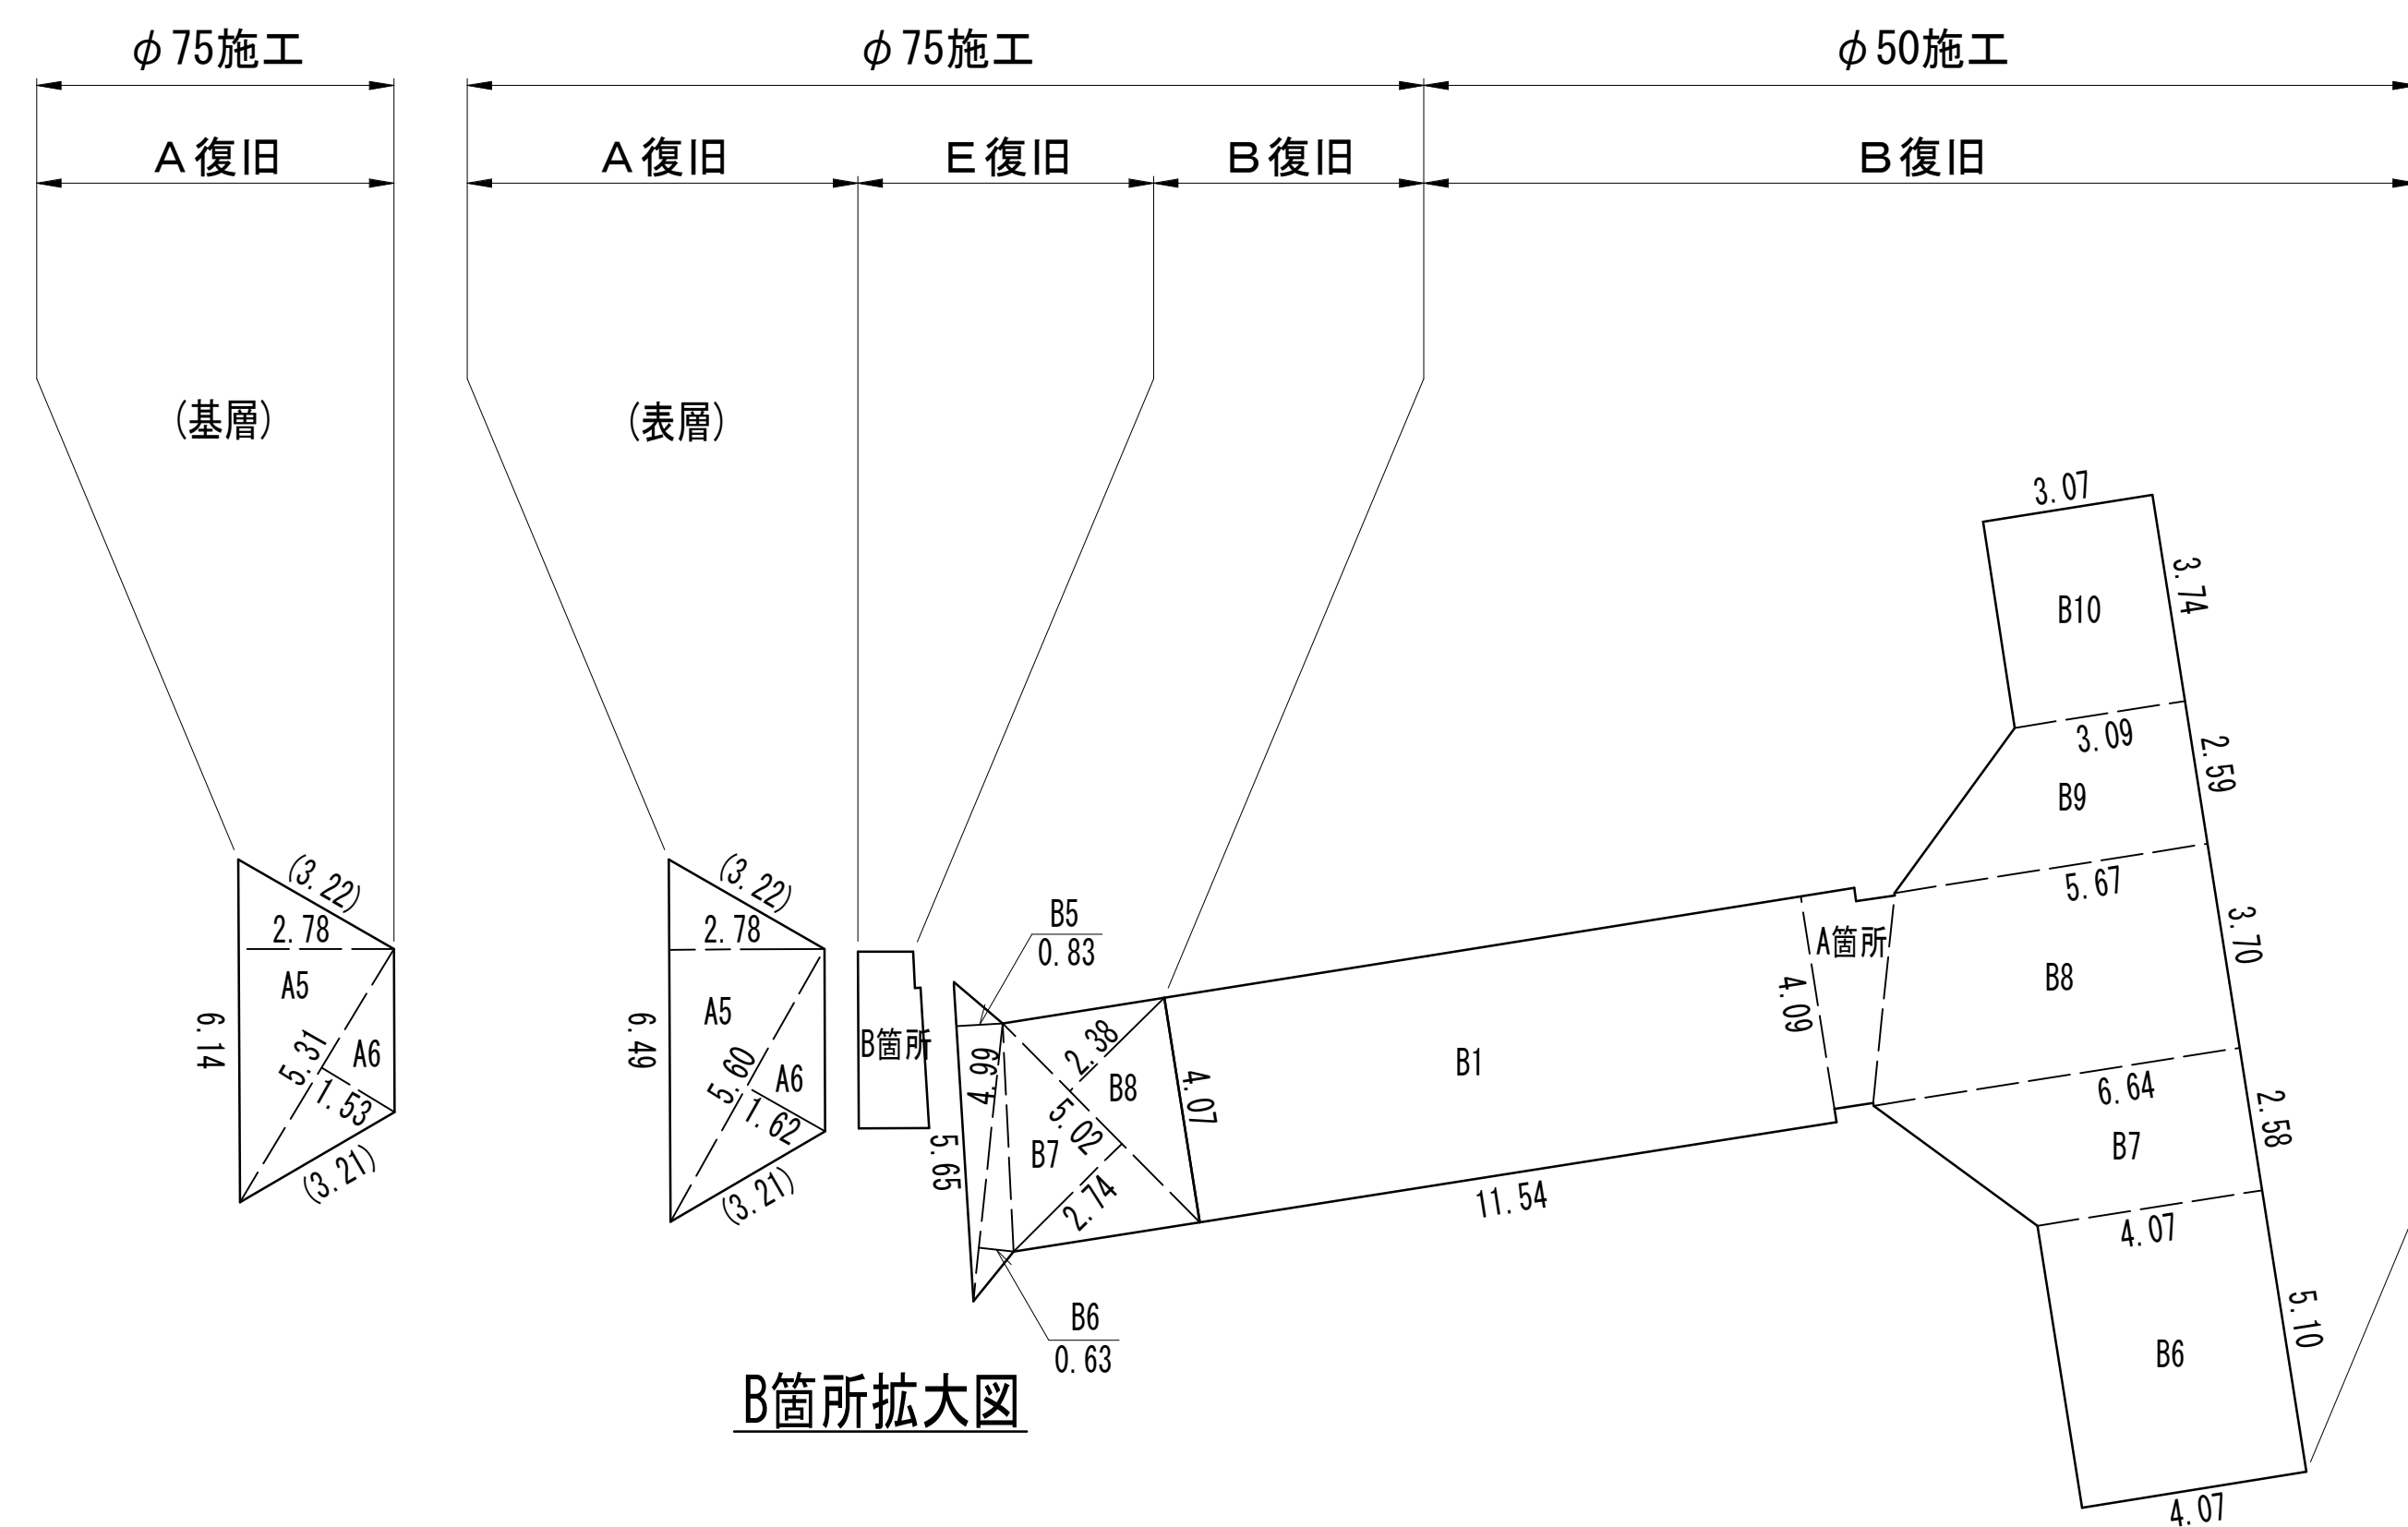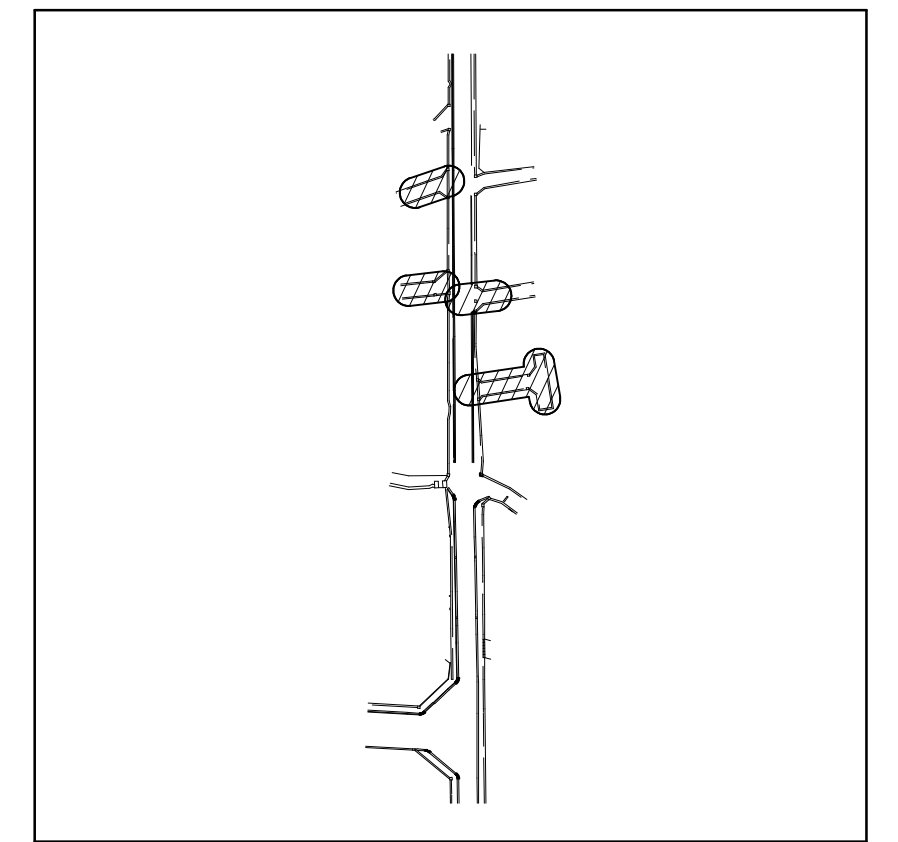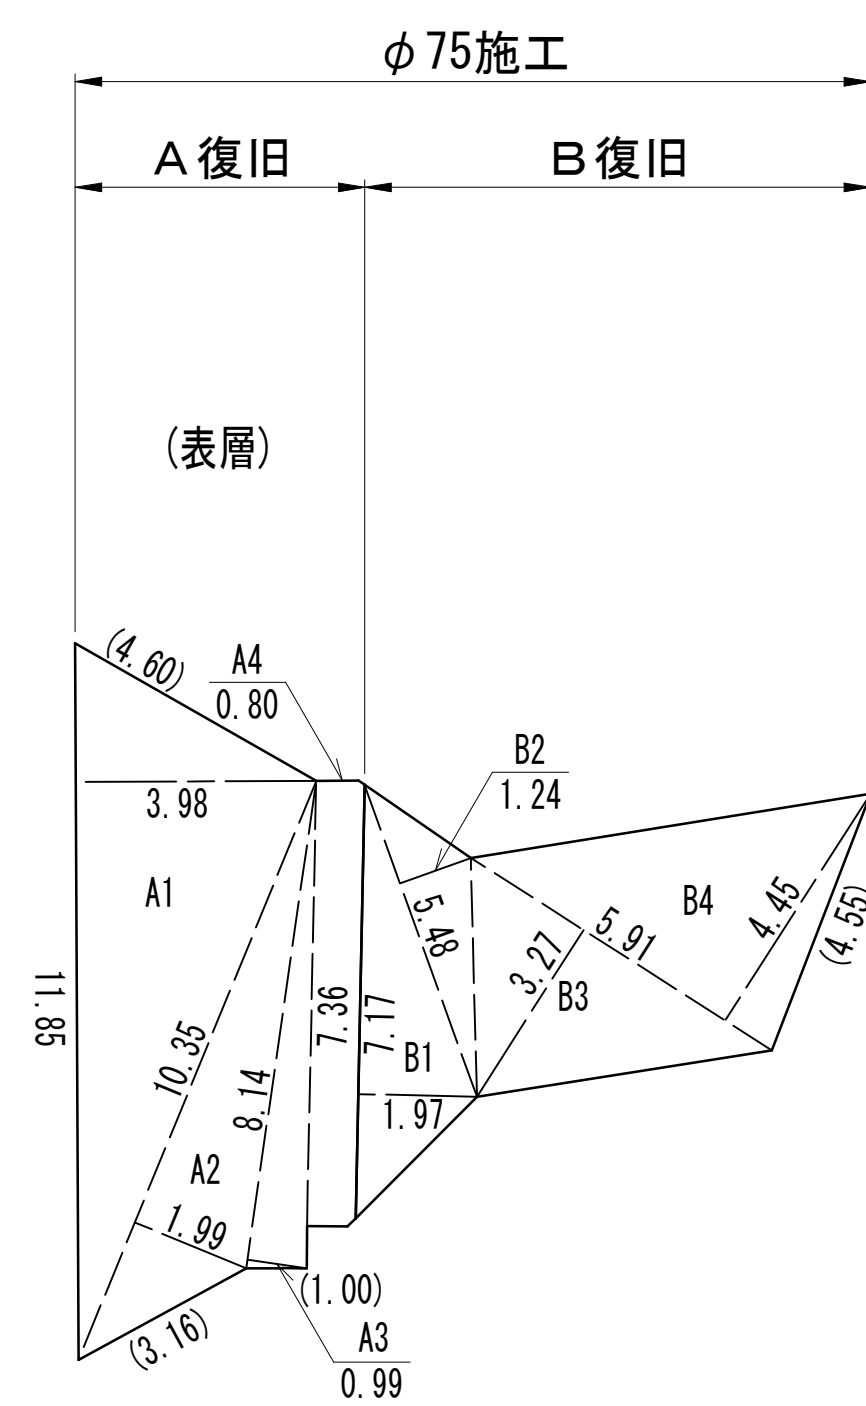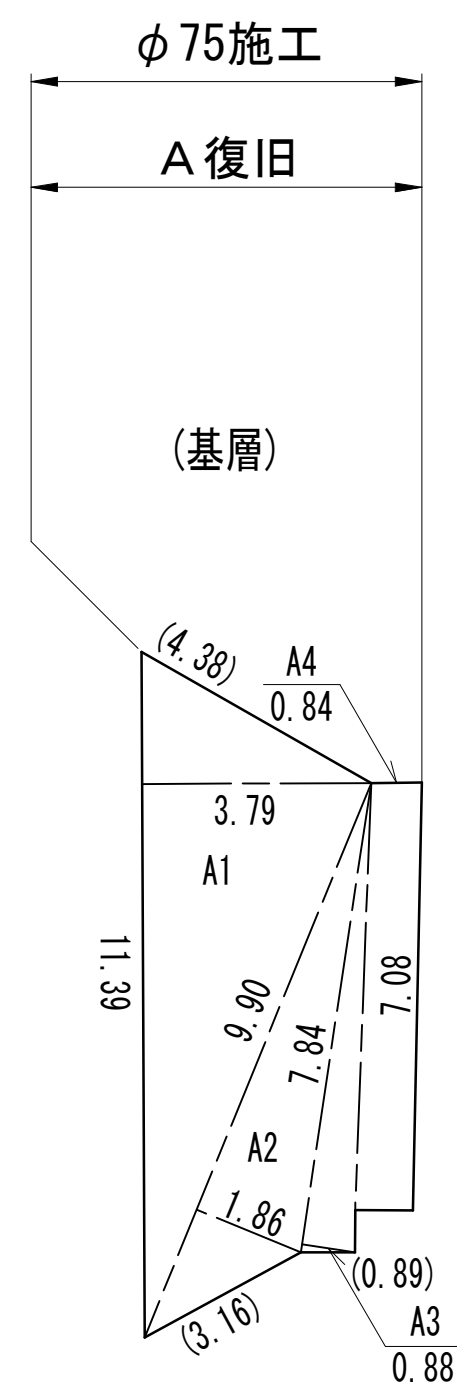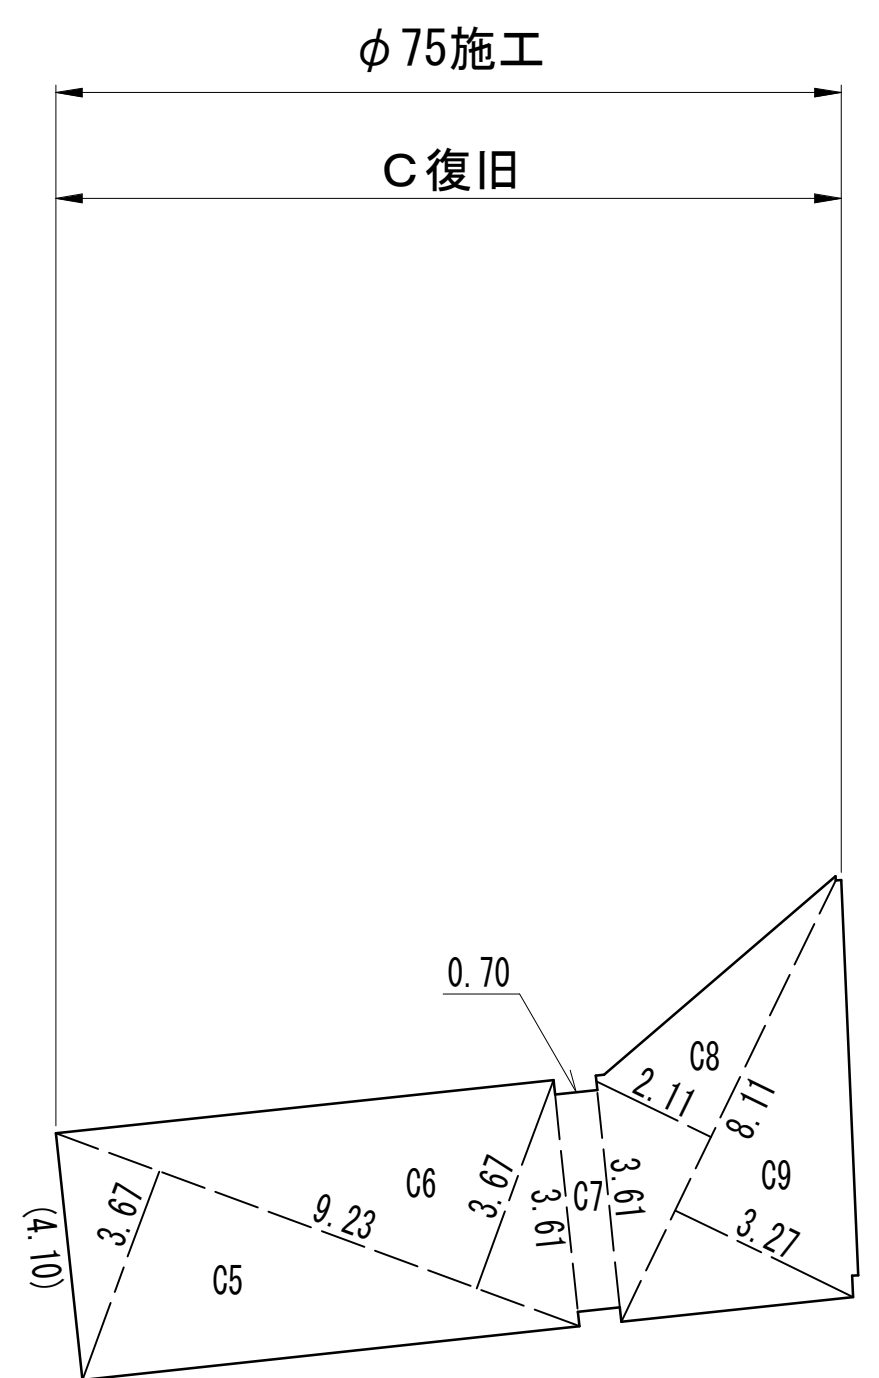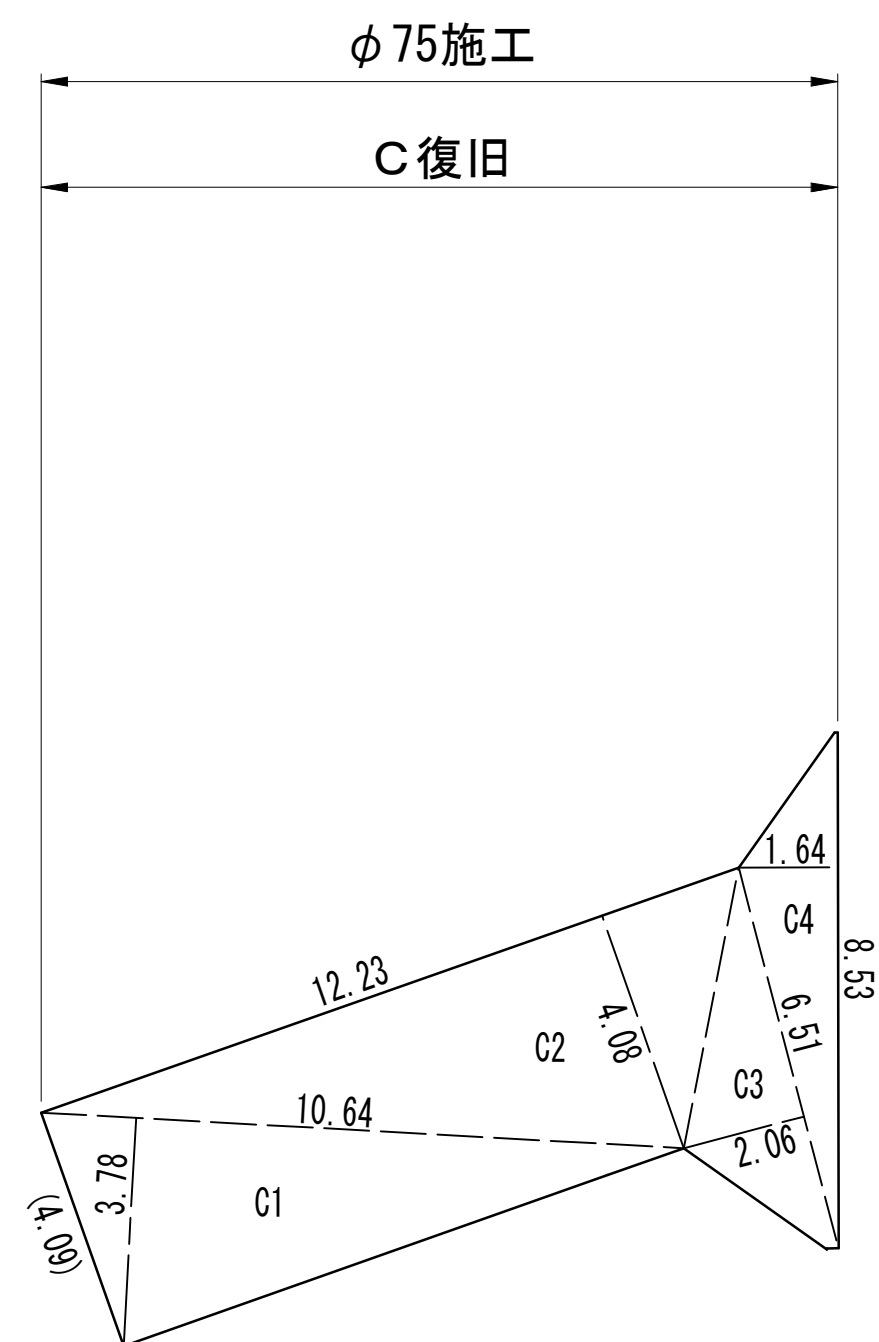





工 事 名 称	松戸市松台7丁目62番地先 配水管整備工事				
図 面 名 称	路面本復旧求積図 (1/5)				
図 面 枚 数	10 葉中 3	縮 尺	NONE		
完 成	年 月 日	工事番号	水市8・9第7号		
区 画 記 号	C - 4	千葉県企業局			
整理番号			施工業者		
所長	次長		課長	設計	製図
所長	次長		課長	監督	製図

S=NONE

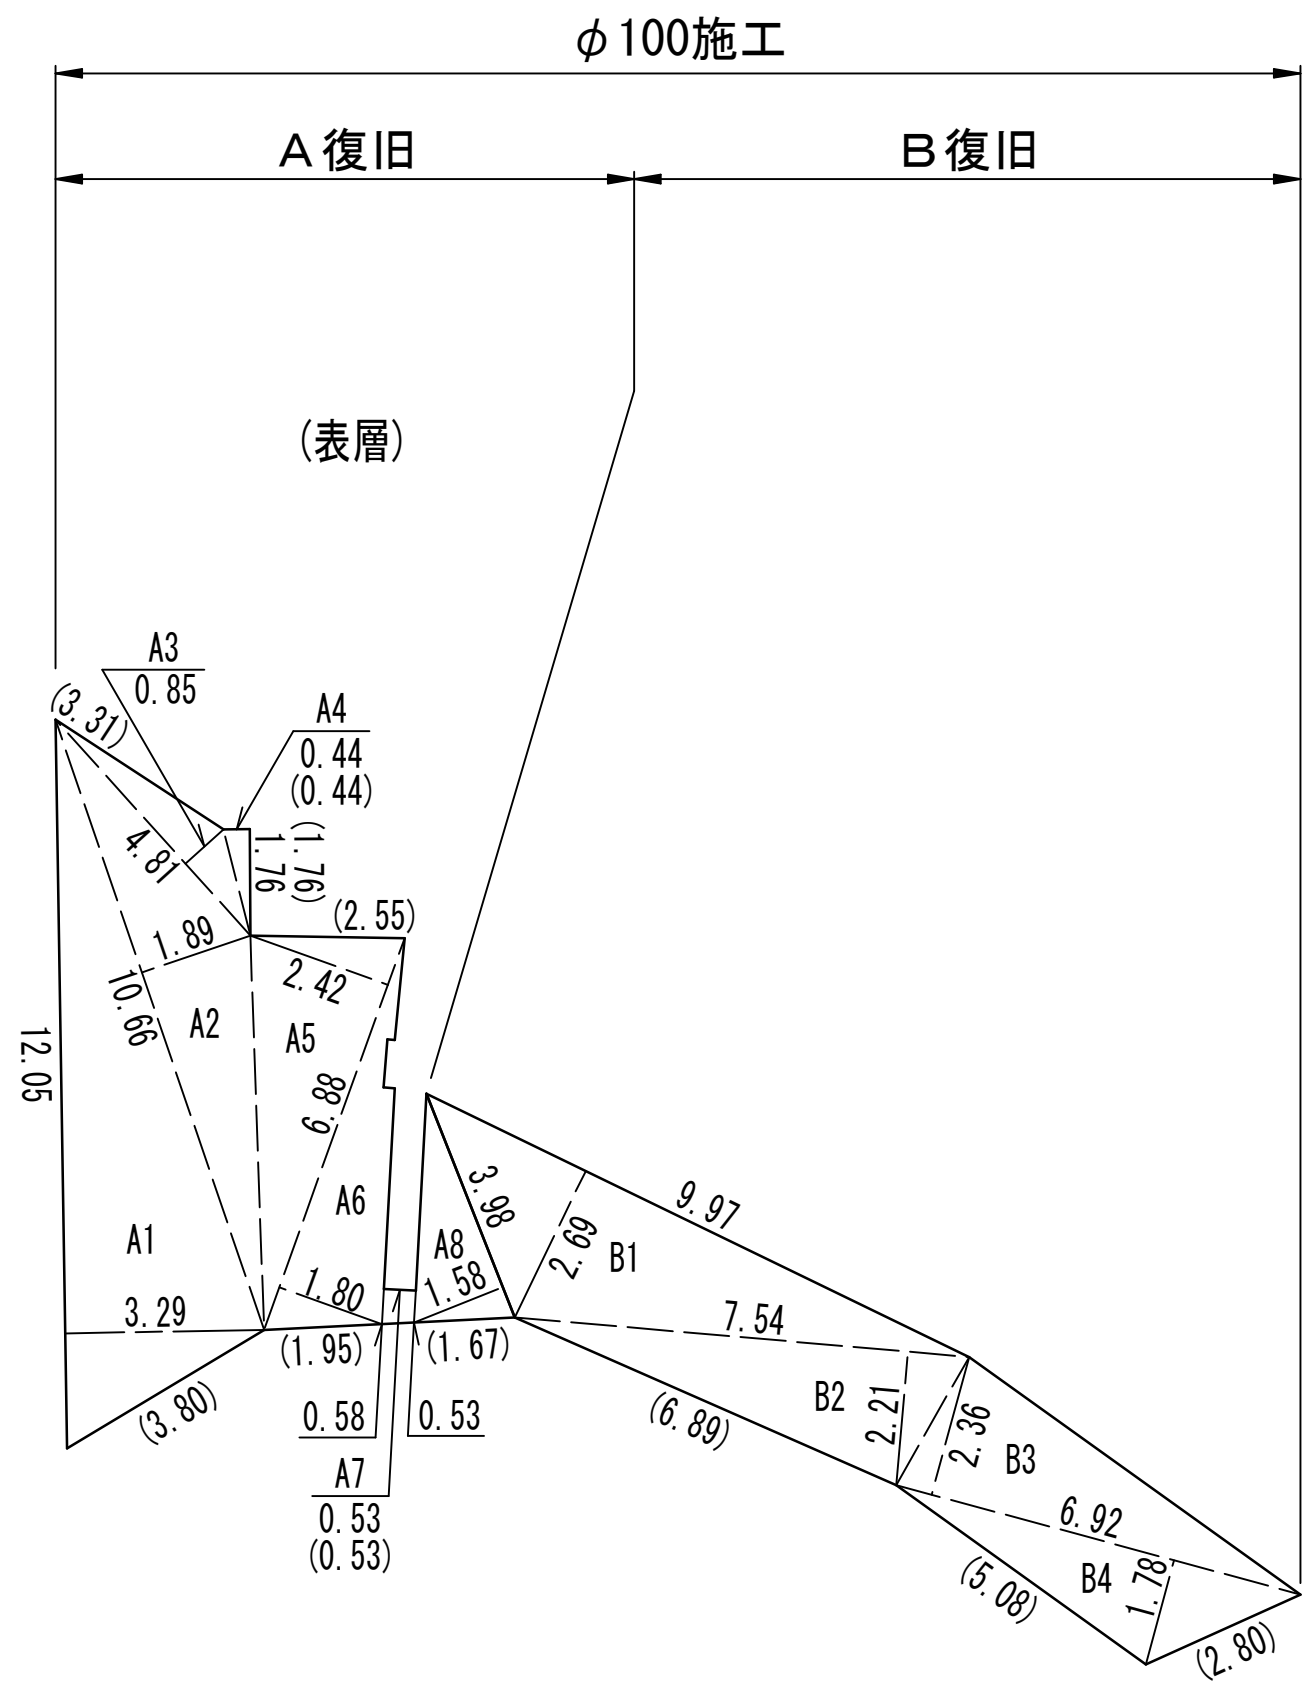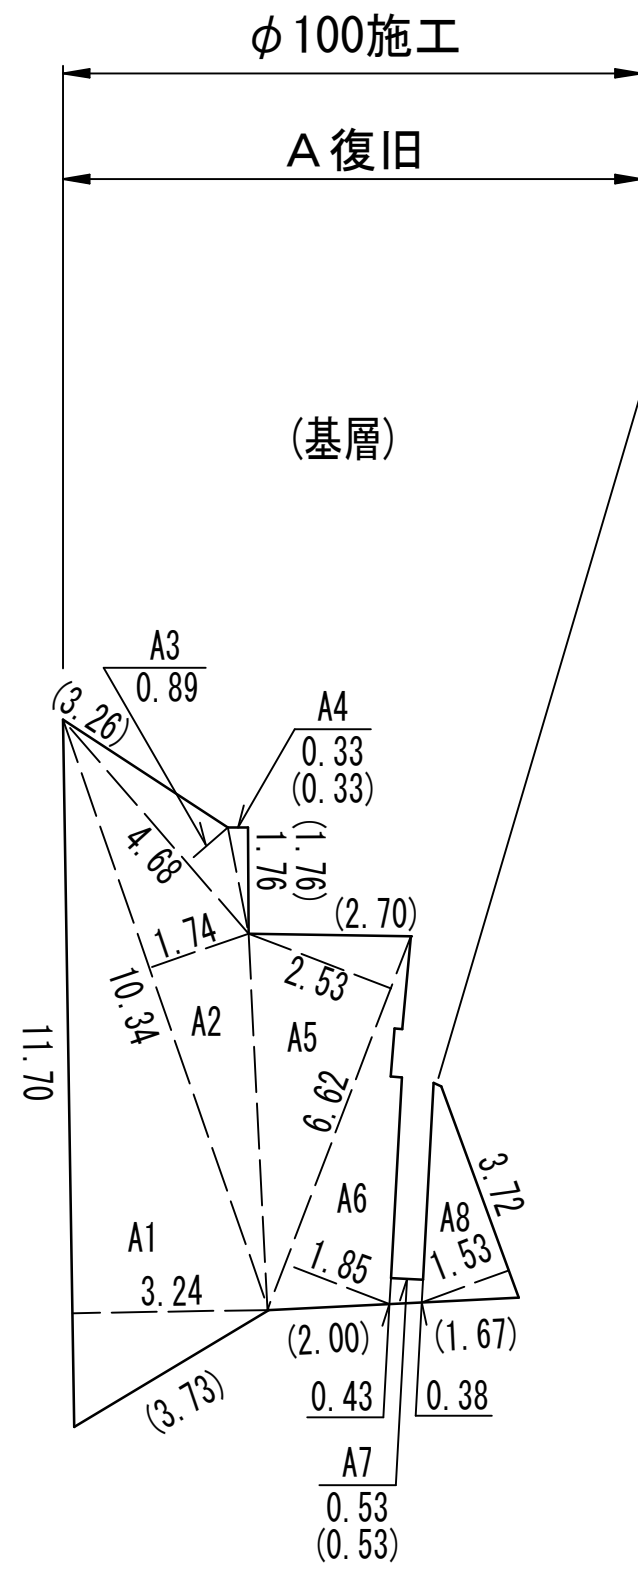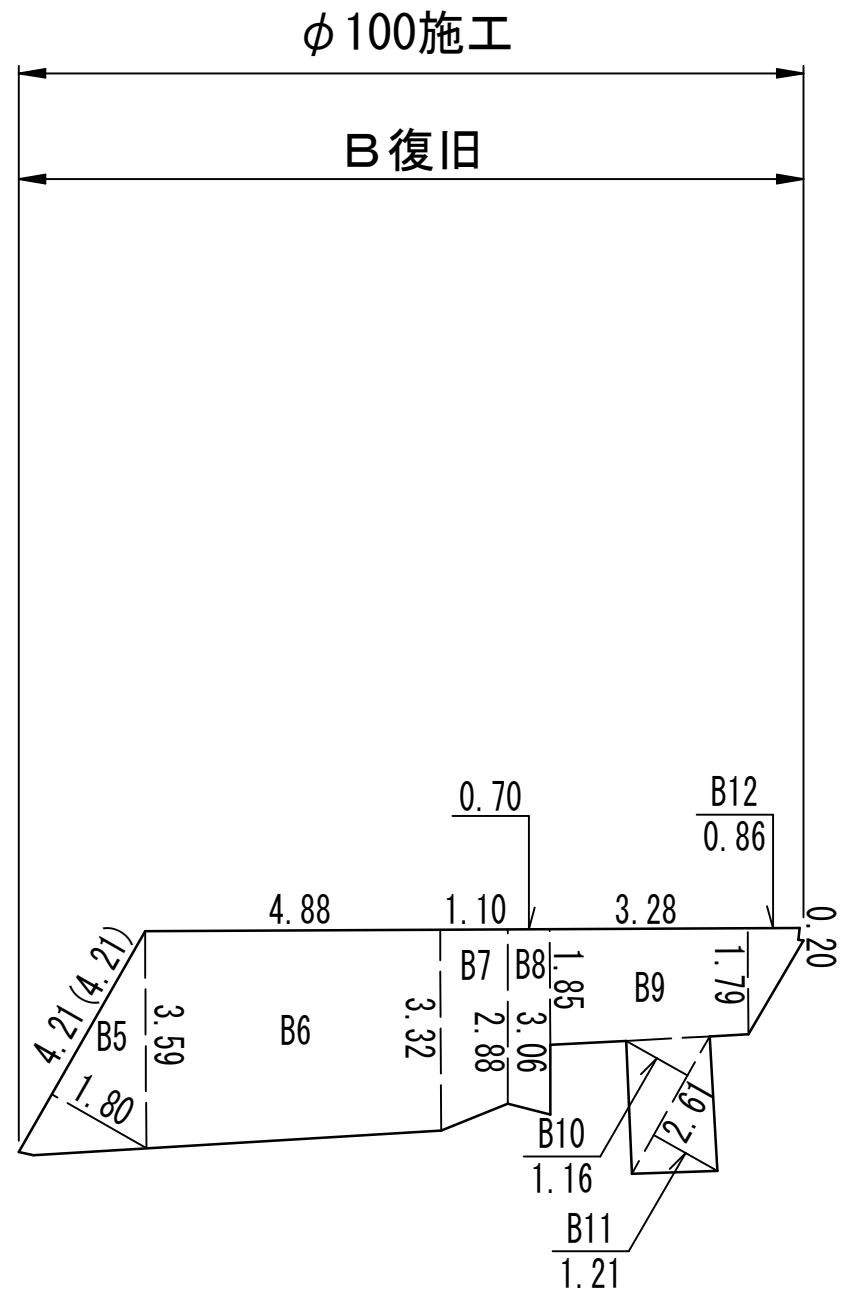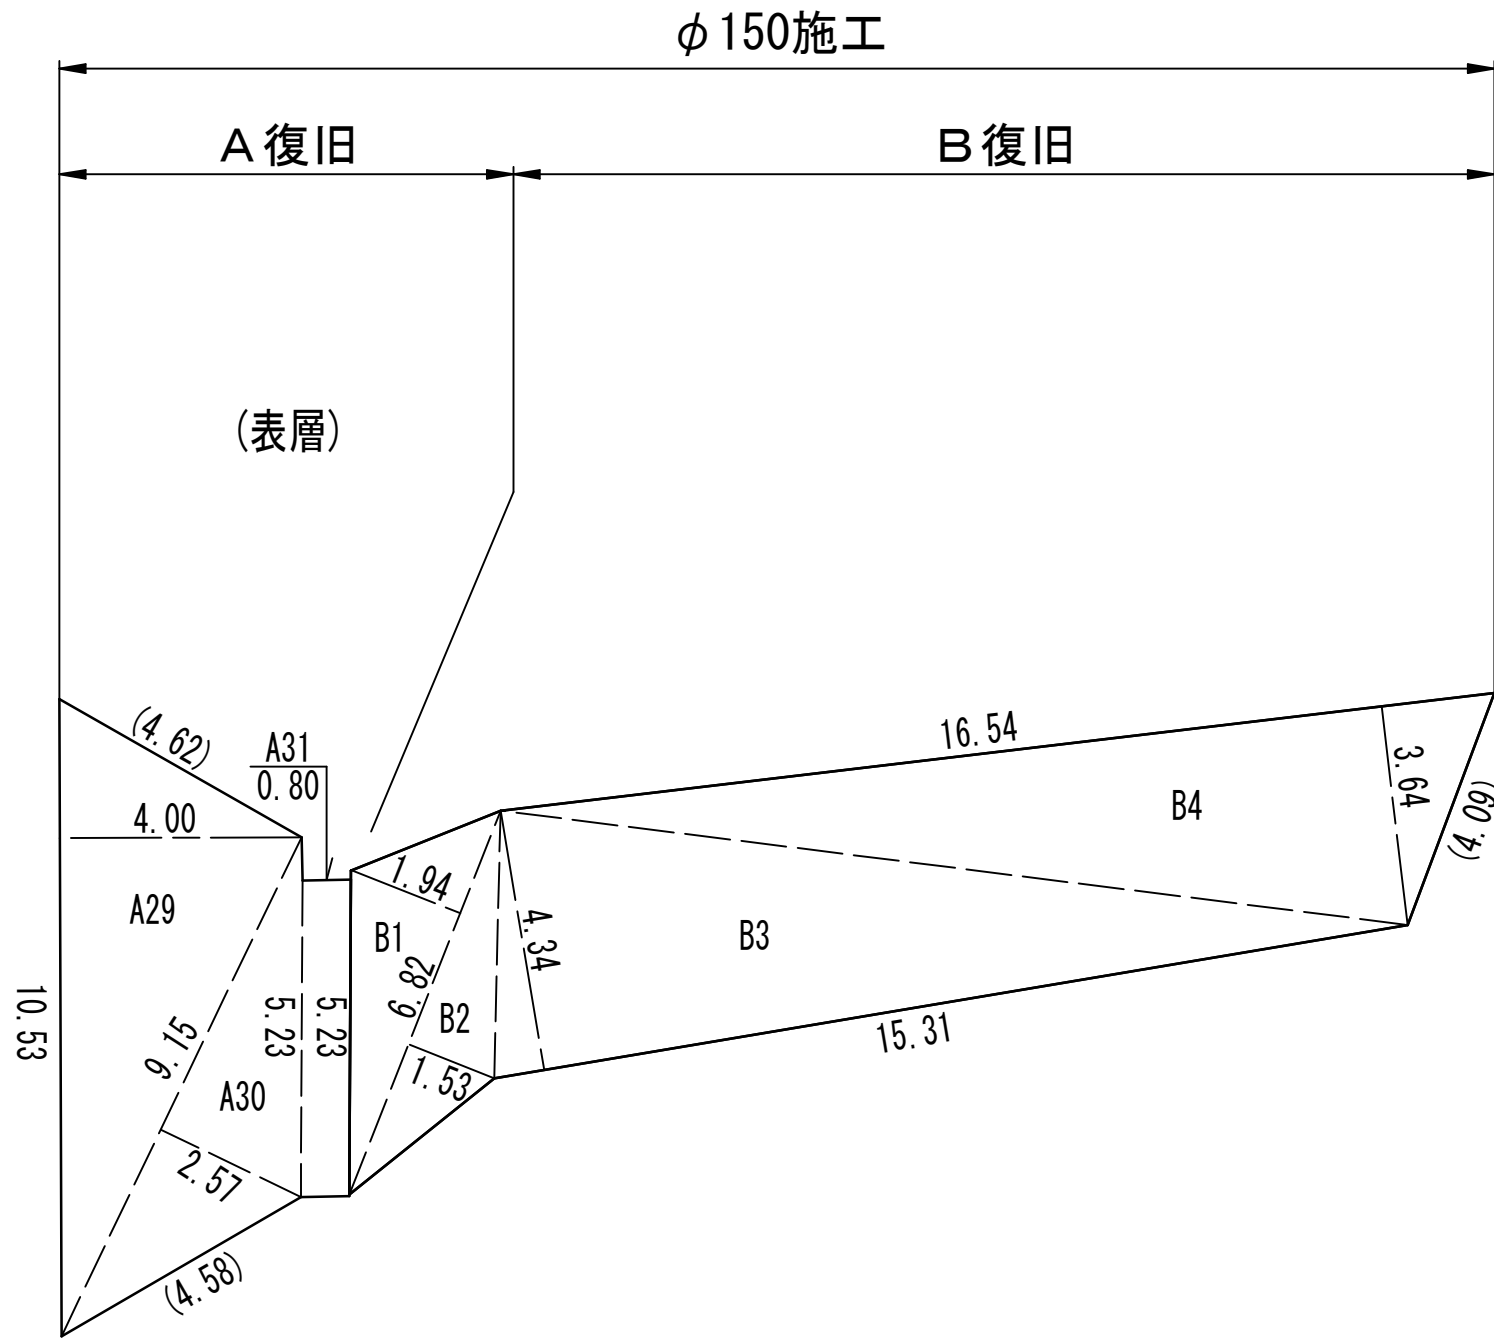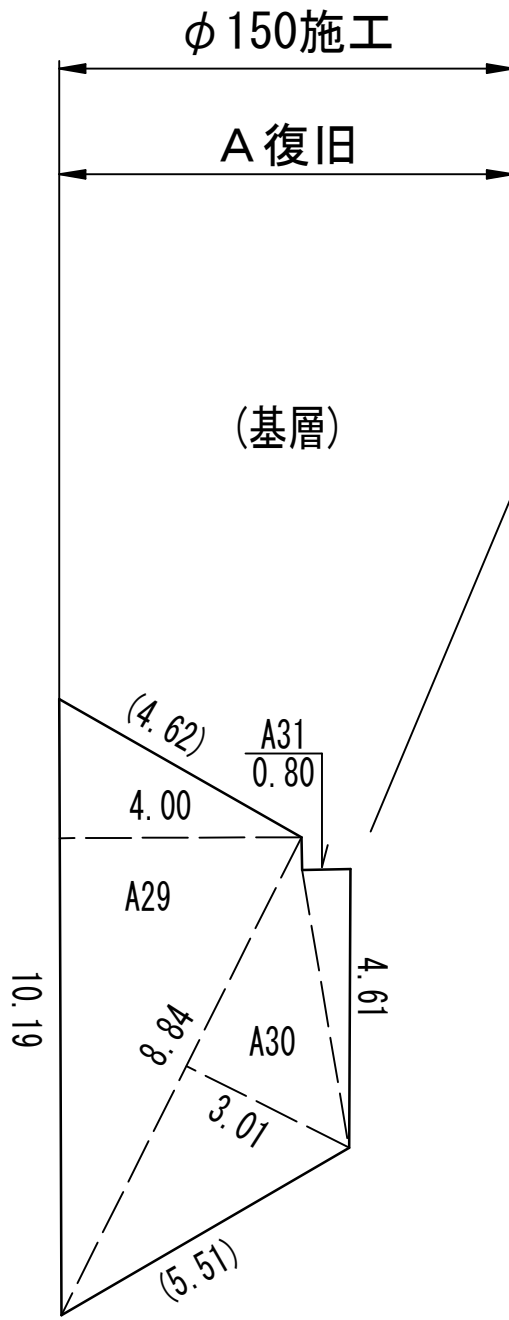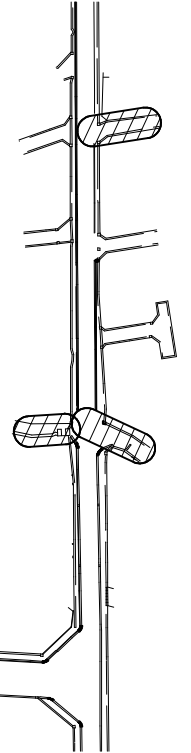

工事 名称	松戸市総台7丁目62番地先 配水管整備工事					
図面 名称	路面本復旧求積図 (2/5)					
図面 枚数	10 葉 中 4		縮 尺		NONE	
完成 区画 記号	年 月 日		工事番号		水市8・9第7号	
	C - 4		千葉県企業局			
整理番号			施工業者			
所長	次長	課長	設計	製図		
所長	次長	課長	監督	製図		





路面本復旧求積図 (3/5) S=NONE

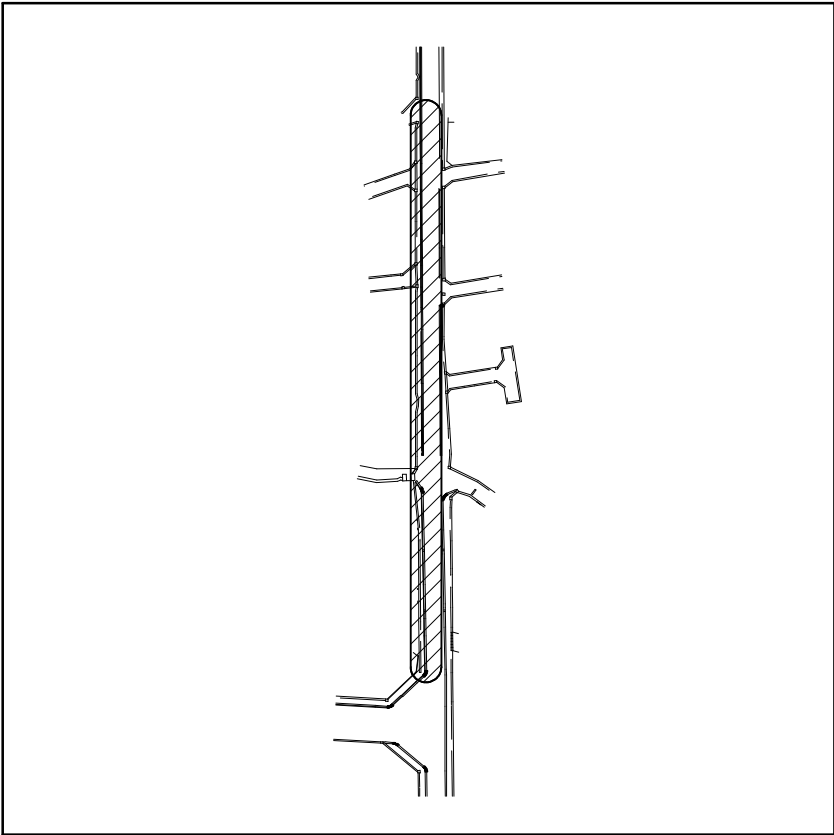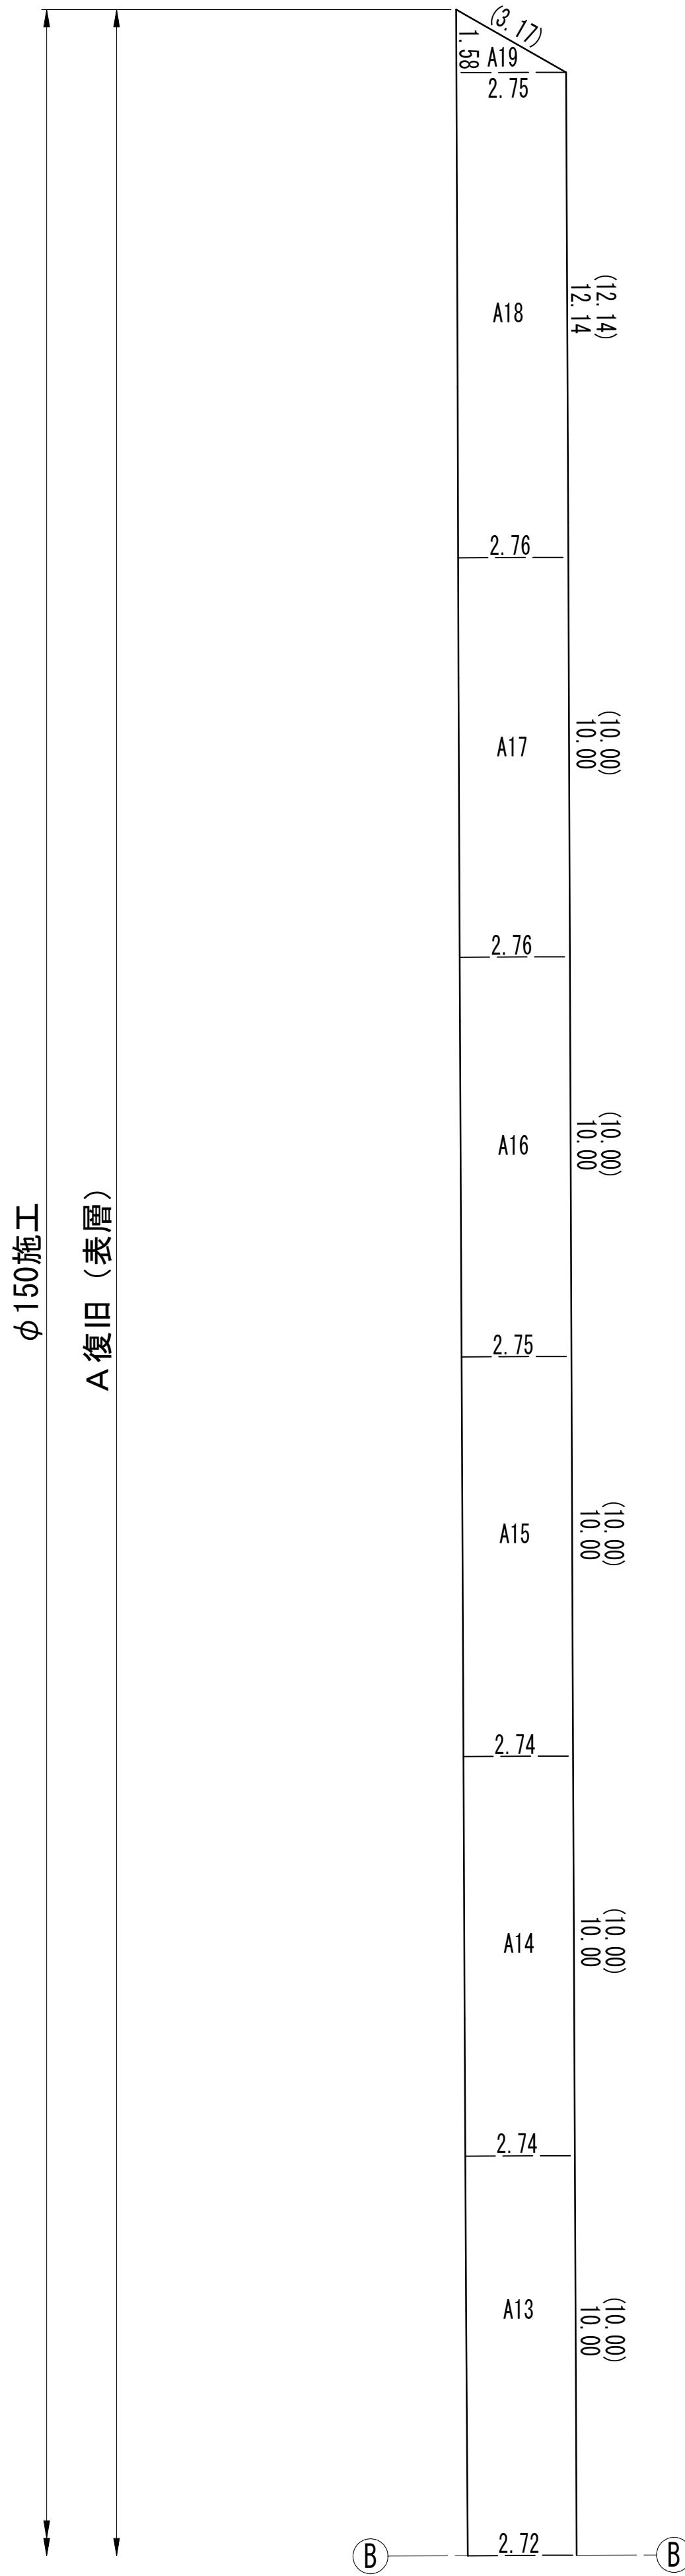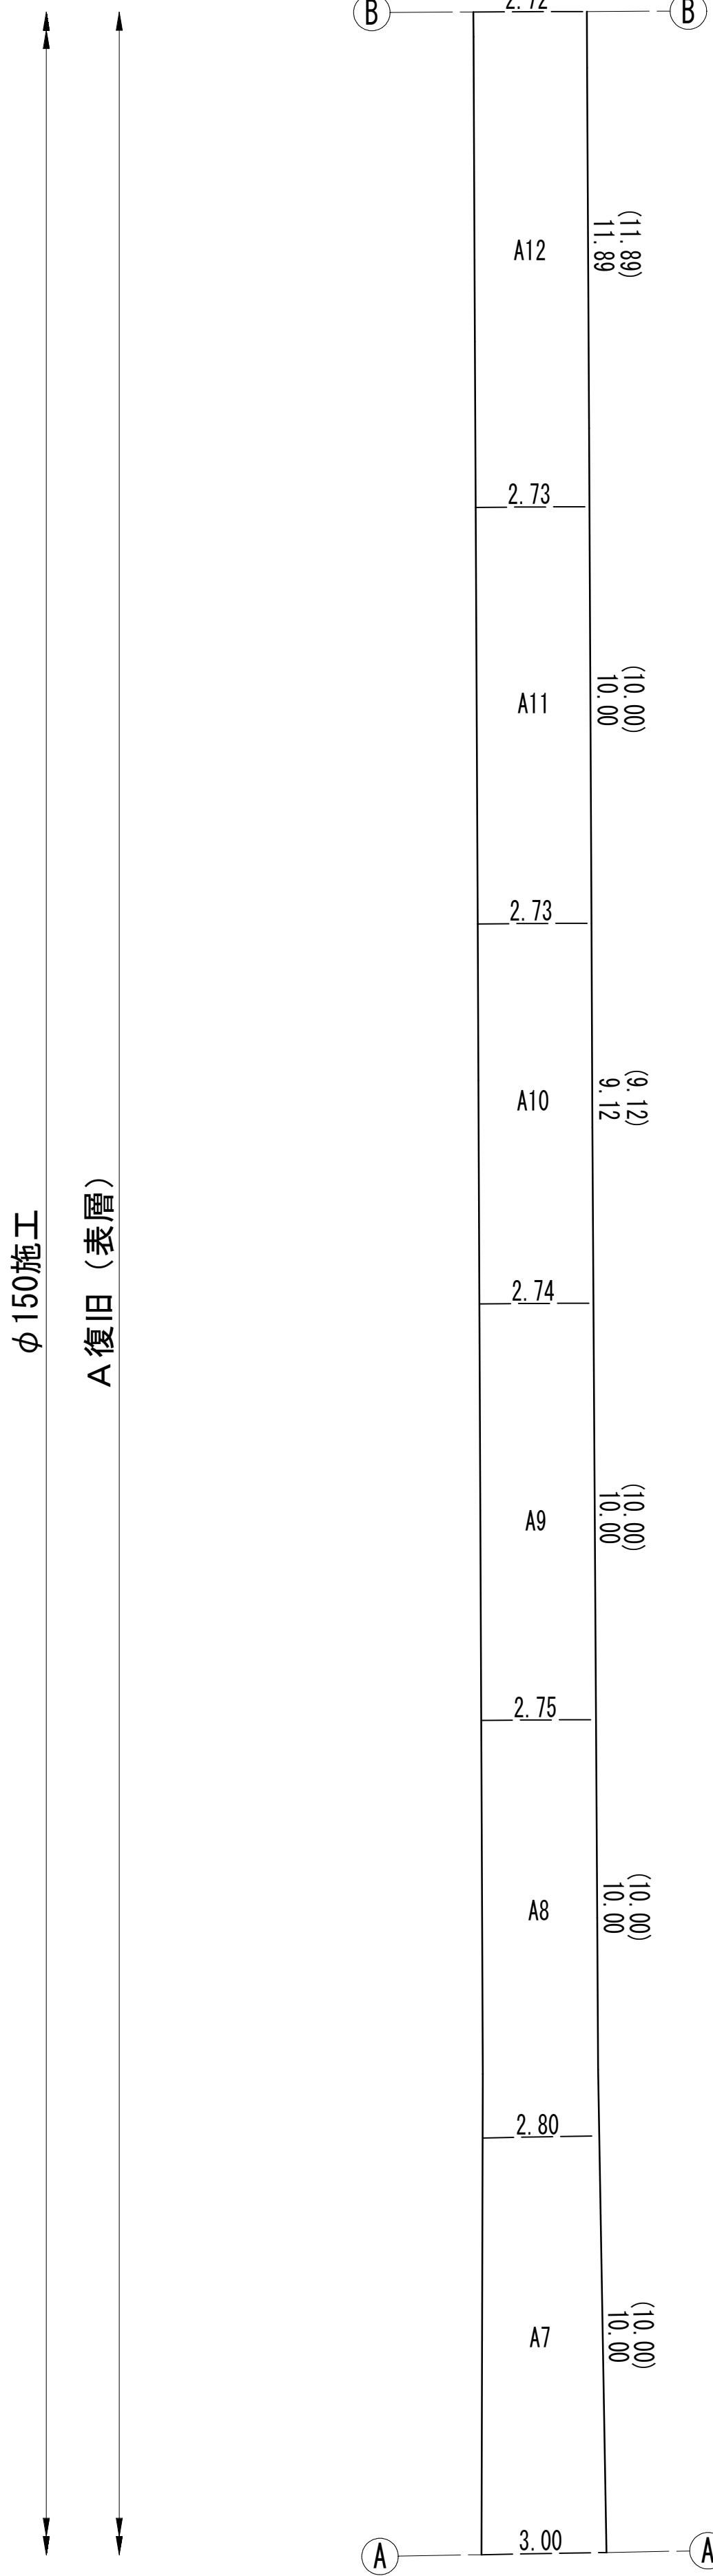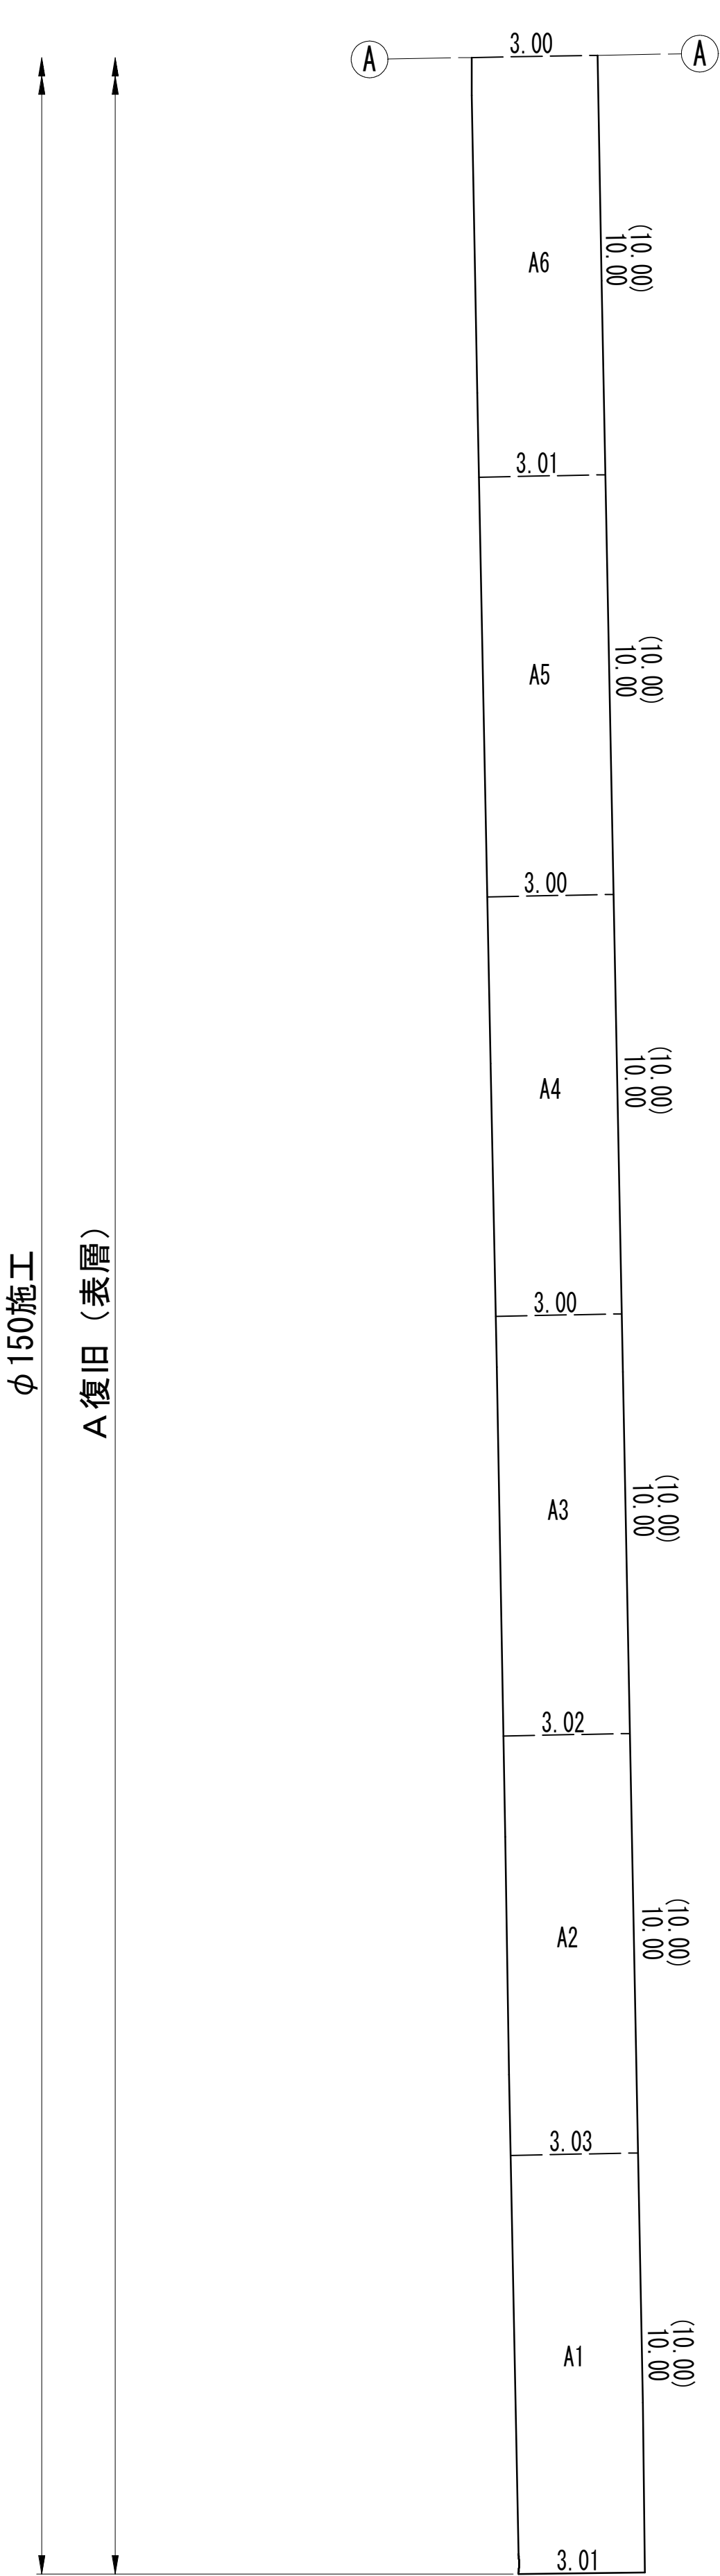

工 事 名 称	松戸市稔台7丁目62番地先 配水管整備工事				
図 面 名 称	路面本復旧求積図 (3/5)				
図 面 数 枚	10 葉 中 5	縮 尺	NONE		
完 成 日 期	年 月 日	工事番号	水市8・9第7号		
区 画 区 分	C - 4	千葉県企業局			
整理番号			施工業者		
所長	次長	課長	設計	製図	
所長	次長	課長	監督	製図	




路面本復旧求積図（4/5）

S=NONE

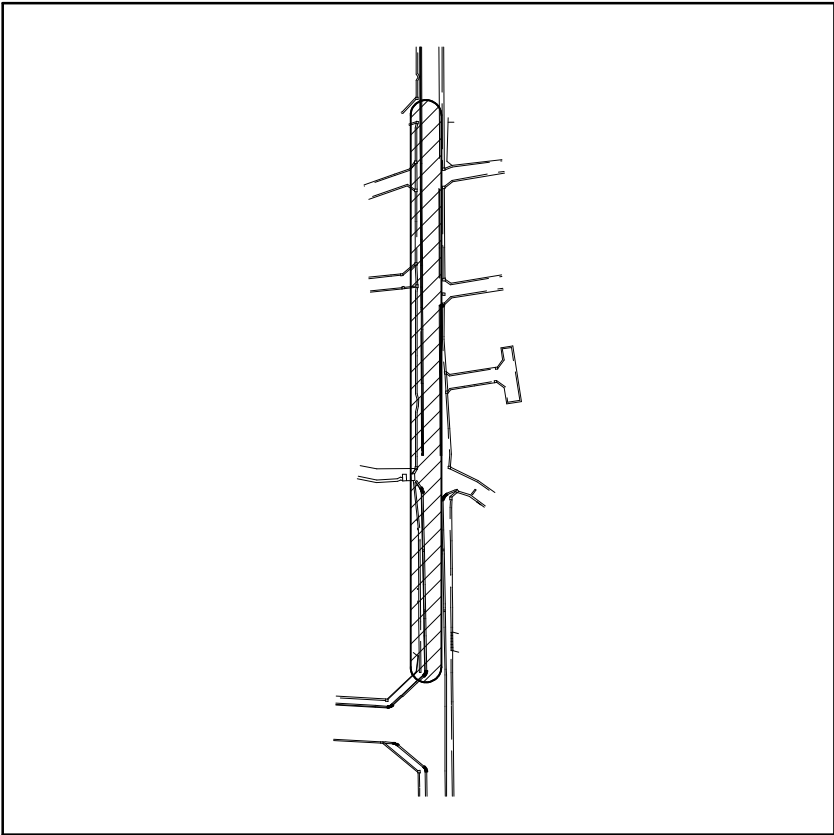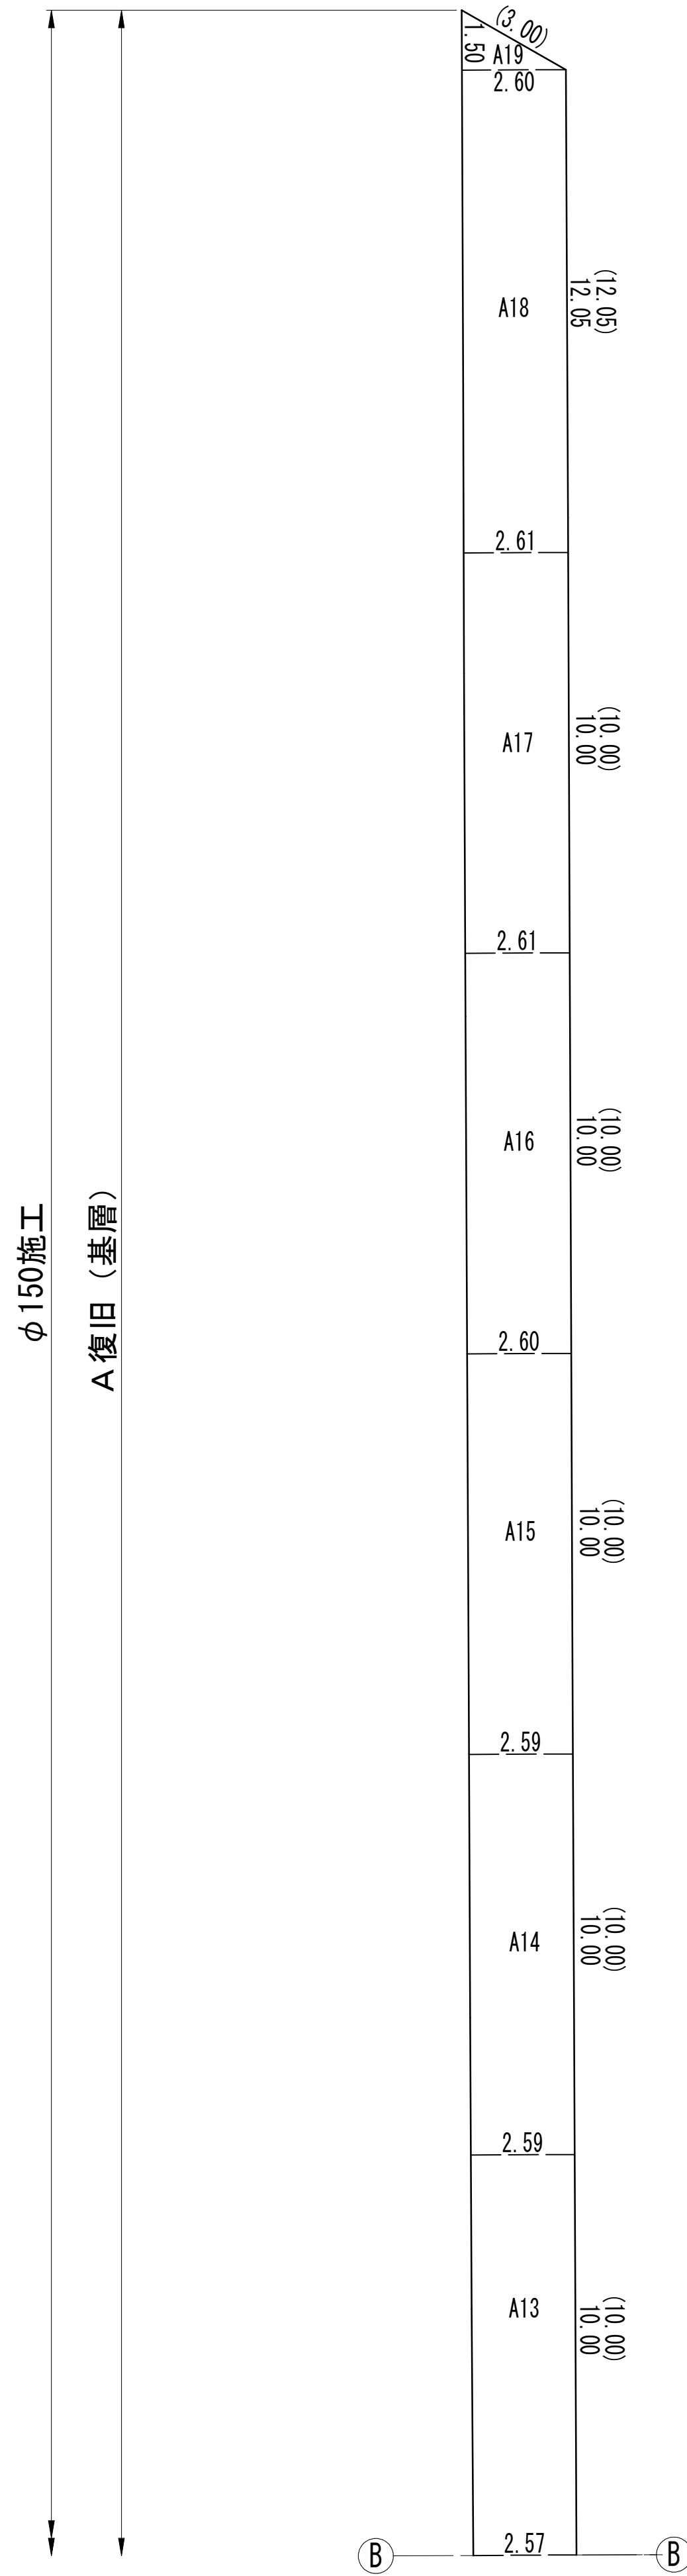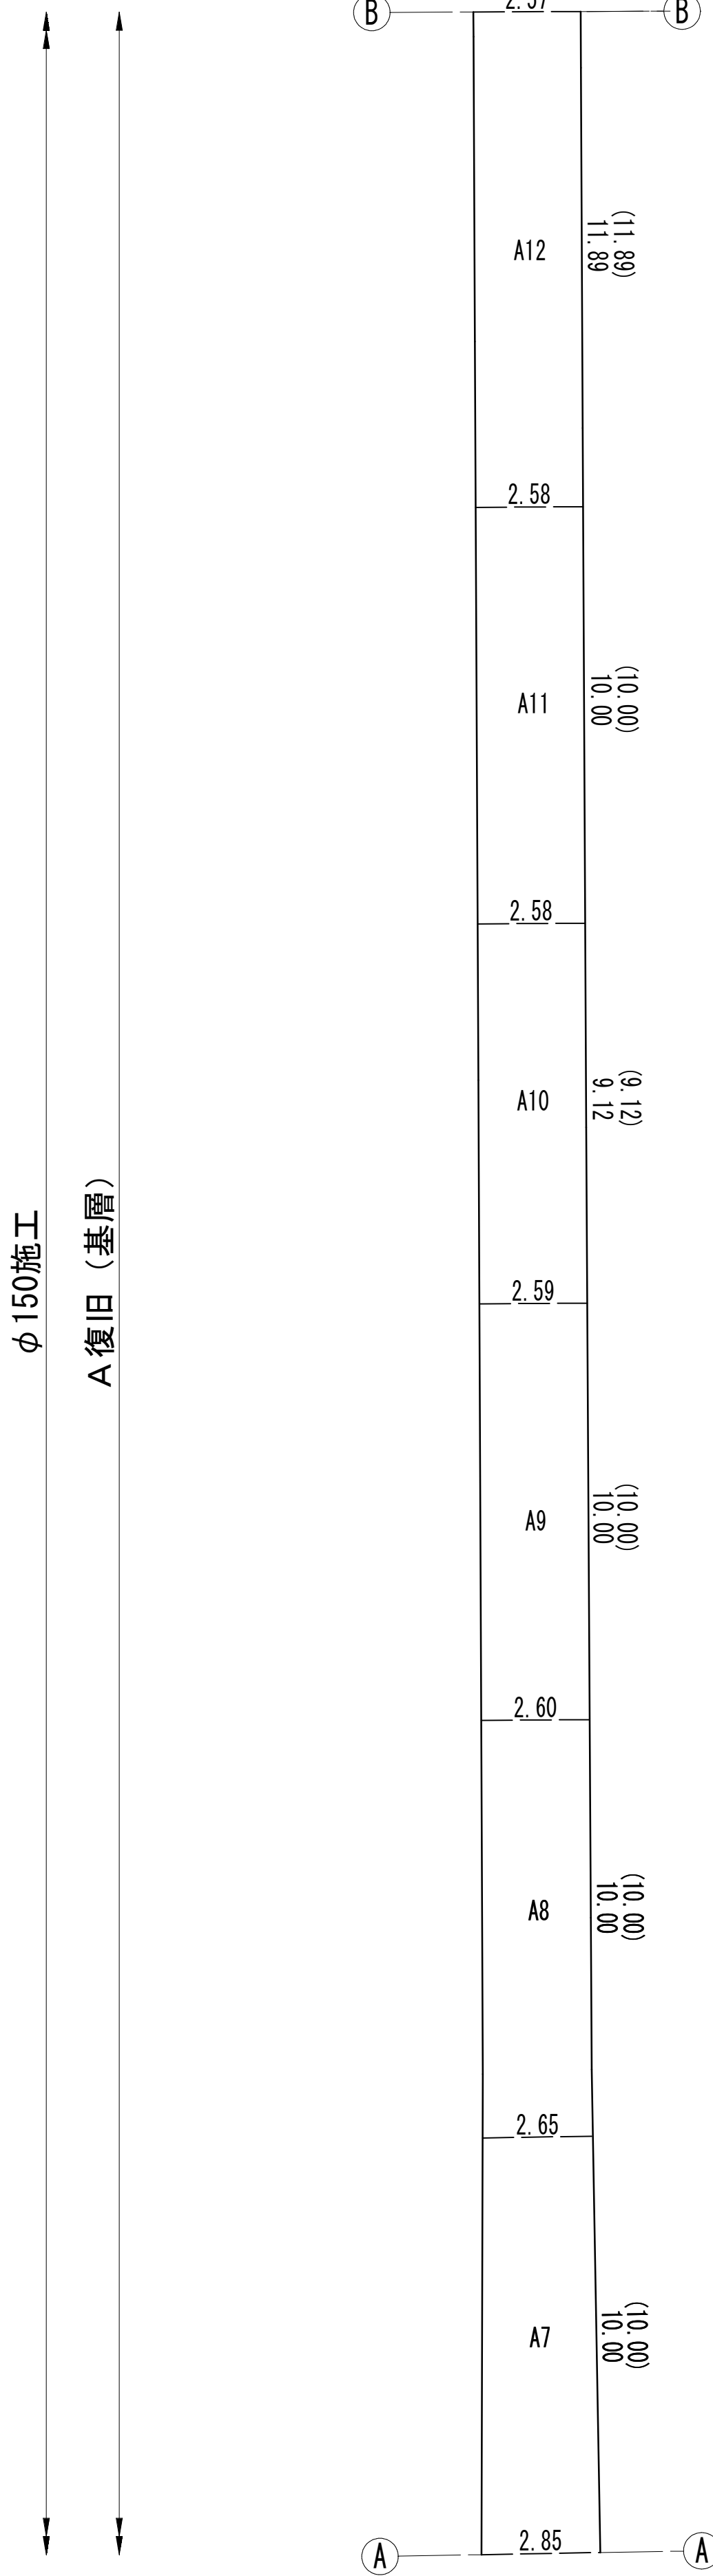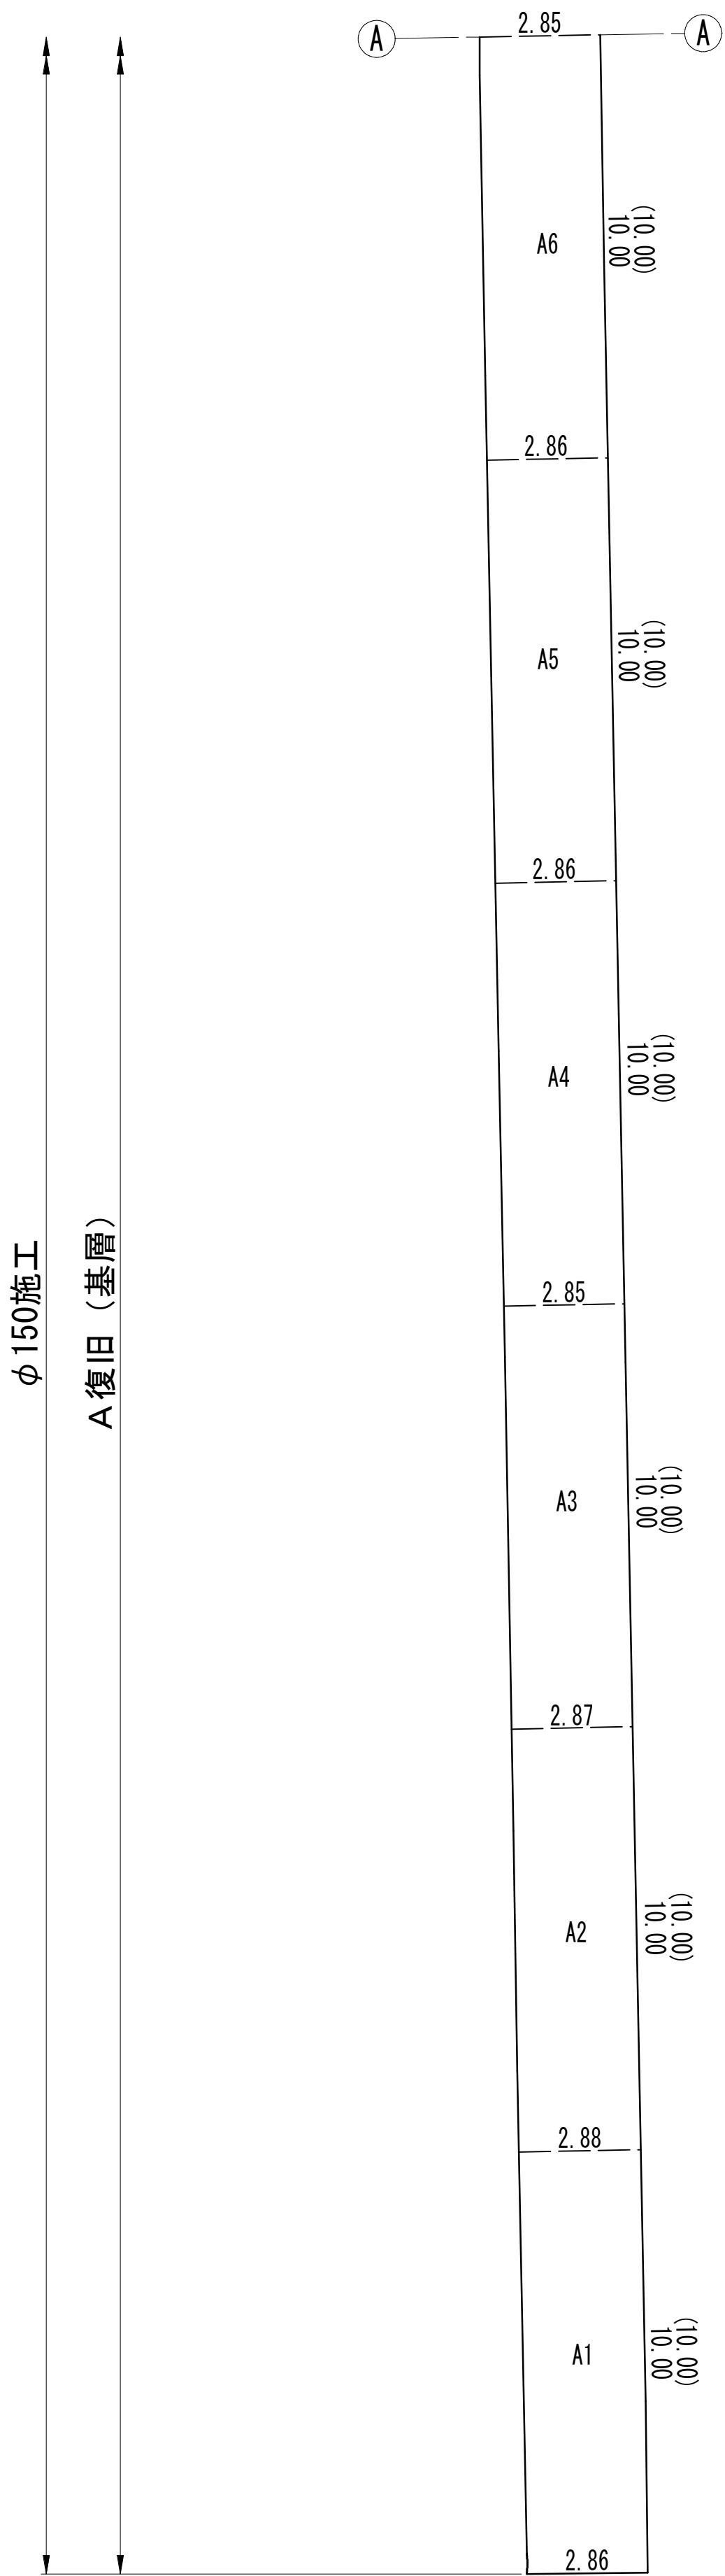

工 事 名 称	松戸市総台7丁目6番地先 配水管整備工事				
図 面 名 称	路面本復旧求積図（4/5）				
図 面 数	10 葉 中 6	縮 尺	NONE		
完 成 日	年 月 日	工事番号	水市8・9第7号		
区 画 記 号	C - 4		千葉県企業局		
整理番号			施工業者		
所長	次長	課長	設計	製図	
所長	次長	課長	監督	製図	

S=NONE

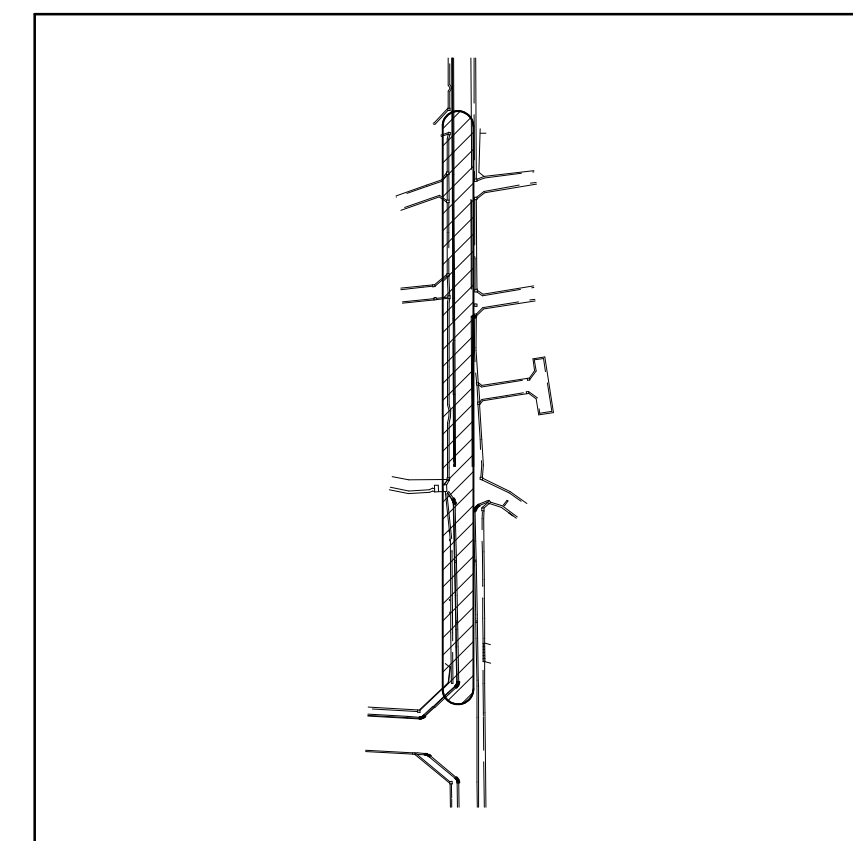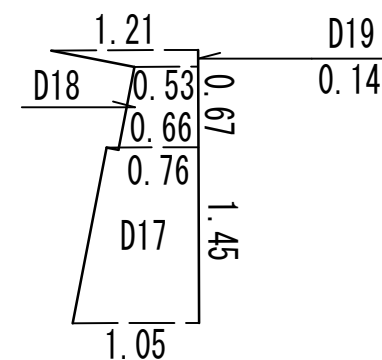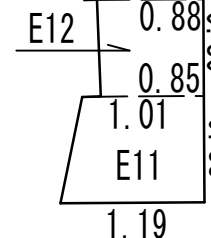

工 名	松戸市稔台7丁目62番地先 配水管整備工事				
図 名	路面本復旧求積図 (5/5)				
図 枚	10 葉 中 7	縮 尺	NONE		
完 成	年 月 日	工事番号	水系 8・9 第 7 号		
区 画	C - 4	千葉県企業局			
整理番号			施工業者		
所長	次長	課長	設計	製図	
所長	次長	課長	監督	製図	

路面本復旧求積表（1/2） S=NONE

本 復 旧 工						
施 工	復 旧	番 号	計 算 式	面積(m ²)	計 算 式	切断(m)
φ50施工	B	B 1	1/2 × (4.09 + 4.07) × 11.54	47.08		
		B 2	1/2 × 3.92 × 0.69	1.35		
		B 3	1/2 × 3.92 × 0.91	1.78		
		B 4	1/2 × 0.97 × 0.24	0.12		
		B 5	1/2 × 3.73 × 0.68	1.27		
		B 6	4.07 × 5.10	20.76		
		B 7	1/2 × (6.64 + 4.07) × 2.58	13.82		
		B 8	1/2 × (5.67 + 6.64) × 3.70	22.77		
		B 9	1/2 × (3.09 + 5.67) × 2.59	11.34		
		B10	1/2 × (3.07 + 3.09) × 3.74	11.52		
		合計		131.81		

本 復 旧 工							
施 工	復 旧	番 号	計 算 式	面積(m ²)	計 算 式	切断(m)	
φ75施工	A (表層)	A 1	1/2 × 11.85 × 3.98	23.58	4.60	4.60	
		A 2	1/2 × 10.35 × 1.99	10.30	3.16	3.16	
		A 3	1/2 × 8.14 × 0.99	4.03	1.00	1.00	
		A 4	1/2 × (7.36 + 7.17) × 0.80	5.81			
		計		43.72		8.76	
		A 5	1/2 × 6.49 × 2.78	9.02	3.22	3.22	
		A 6	1/2 × 5.60 × 1.62	4.54	3.21	3.21	
		計		13.56		6.43	
		合計		57.28		15.19	
	A (基層)	A 1	1/2 × 11.39 × 3.79	21.58	4.38	4.38	
		A 2	1/2 × 9.90 × 1.86	9.21	3.16	3.16	
		A 3	1/2 × 7.84 × 0.88	3.45	0.89	0.89	
		A 4	7.08× 0.84	5.95			
		計		40.19		8.43	
		A 5	1/2 × 6.14 × 2.78	8.53	3.22	3.22	
		A 6	1/2 × 5.31 × 1.53	4.06	3.21	3.21	
		計		12.59		6.43	
		合計		52.78		14.86	
	B	B 1	1/2 × 7.17 × 1.97	7.06			
		B 2	1/2 × 5.48 × 1.24	3.40			
		B 3	1/2 × 5.91 × 3.27	9.66			
		B 4	1/2 × 5.91 × 4.45	13.15	4.55	4.55	
		計		33.27		4.55	
		B 5	1/2 × 5.65 × 0.83	2.34			
		B 6	1/2 × 4.99 × 0.63	1.57			
		B 7	1/2 × 5.02 × 2.74	6.88			
		B 8	1/2 × 5.02 × 2.38	5.97			
		計		16.76			
		合計		50.03		4.55	
	C	C 1	1/2 × 10.64 × 3.78	20.11	4.09	4.09	
		C 2	1/2 × 12.23 × 4.08	24.95			
		C 3	1/2 × 6.51 × 2.06	6.71			
		C 4	1/2 × 8.53 × 1.64	6.99			
		計		58.76		4.09	
		C 5	1/2 × 9.23 × 3.67	16.94	4.10	4.10	
		C 6	1/2 × 9.23 × 3.67	16.94			
		C 7	3.61 × 0.70	2.53			
		C 8	1/2 × 8.11 × 2.11	8.56			
		C 9	1/2 × 8.11 × 3.27	13.26			
		計		58.23		4.10	
		合計		116.99		8.19	
	E	E 1	1/2 × 3.16 × 1.02	1.61			
		E 2	1/2 × 2.71 × 1.17	1.59	1.26	1.26	
		E 3	1/2 × 1.21 × 0.53	0.32	0.99	0.99	
		E 4	1/2 × 2.52 × 0.10	0.13			
		合計		3.65		2.25	

本 復 旧 工						
施 工	復 旧	番 号	計 算 式	面積(m ²)	計 算 式	切断(m)
φ100施工	A (表層)	A 1	1/2 × 12.05 × 3.29	19.82	3.80	3.80
		A 2	1/2 × 10.66 × 1.89	10.07		
		A 3	1/2 × 4.81 × 0.85	2.04	3.31	3.31
		A 4	1/2 × 1.76 × 0.44	0.39	0.44 + 1.76	2.20
		A 5	1/2 × 6.88 × 2.42	8.32	2.55	2.55
		A 6	1/2 × 6.88 × 1.80	6.19	1.95	1.95
		A 7	1/2 × (0.58 + 0.53) × 0.53	0.29	0.53	0.53
		A 8	1/2 × 3.98 × 1.58	3.14	1.67	1.67
		合計		50.26		16.01
	A (基層)	A 1	1/2 × 11.70 × 3.24	18.95	3.73	3.73
		A 2	1/2 × 10.34 × 1.74	9.00		
		A 3	1/2 × 4.68 × 0.89	2.08	3.26	3.26
		A 4	1/2 × 1.76 × 0.33	0.29	0.33 + 1.76	2.09
		A 5	1/2 × 6.62 × 2.53	8.37	2.70	2.70
		A 6	1/2 × 6.62 × 1.85	6.12	2.00	2.00
		A 7	1/2 × (0.43 + 0.38) × 0.53	0.21	0.53	0.53
		A 8	1/2 × 3.72 × 1.53	2.85	1.67	1.67
		合計		47.87		15.98
	B	B 1	1/2 × 9.97 × 2.69	13.41		
		B 2	1/2 × 7.54 × 2.21	8.33	6.89	6.89
		B 3	1/2 × 6.92 × 2.36	8.17		
		B 4	1/2 × 6.92 × 1.78	6.16	5.08 + 2.80	7.88
		計		36.07		14.77
		B 5	1/2 × 4.21 × 1.80	3.79	4.21	4.21
		B 6	1/2 × (3.32 + 3.59) × 4.88	16.86		
		B 7	1/2 × (2.88 + 3.32) × 1.10	3.41		
		B 8	1/2 × (3.06 + 2.88) × 0.70	2.08		
		B 9	1/2 × (1.79 + 1.85) × 3.28	5.97		
		B10	1/2 × 2.61 × 1.16	1.51		
		B11	1/2 × 2.61 × 1.21	1.58		
		B12	1/2 × (0.20 + 1.79) × 0.86	0.86		
		計		36.06		4.21
		合計		72.13		18.98

工 事 名 称	松戸市総台7丁目62番地先 配水管整備工事					
図 面 名 称	路面本復旧求積表（1/2）					
図 面 枚 数	10 葉 中 8	縮 尺	NONE			
完 成 日 期	年 月 日	工事番号	水市8・9第7号			
区 画 記 号	C - 4		千葉県企業局			
整理番号			施工業者			
所長	次長		課長	設計	製図	
所長	次長		課長	監督	製図	

路面本復旧求積表（2/2） S=NONE

本 復 旧 工						
施 工	復 旧	番 号	計 算 式	面積(m ²)	計 算 式	切断(m)
φ150施工	A (表層)	A 1	1/2 × (3.03 + 3.01) ×10.00	30.20	10.00	10.00
		A 2	1/2 × (3.02 + 3.03) ×10.00	30.25	10.00	10.00
		A 3	1/2 × (3.00 + 3.02) ×10.00	30.10	10.00	10.00
		A 4	3.00 × 10.00	30.00	10.00	10.00
		A 5	1/2 × (3.01 + 3.00) ×10.00	30.05	10.00	10.00
		A 6	1/2 × (3.00 + 3.01) ×10.00	30.05	10.00	10.00
		A 7	1/2 × (2.80 + 3.00) ×10.00	29.00	10.00	10.00
		A 8	1/2 × (2.75 + 2.80) ×10.00	27.75	10.00	10.00
		A 9	1/2 × (2.74 + 2.75) ×10.00	27.45	10.00	10.00
		A10	1/2 × (2.73 + 2.74) ×9.12	24.94	9.12	9.12
		A11	2.73 × 10.00	27.30	10.00	10.00
		A12	1/2 × (2.72 + 2.73) ×11.89	32.40	11.89	11.89
		A13	1/2 × (2.74 + 2.72) ×10.00	27.30	10.00	10.00
		A14	2.74 × 10.00	27.40	10.00	10.00
		A15	1/2 × (2.75 + 2.74) ×10.00	27.45	10.00	10.00
		A16	1/2 × (2.76 + 2.75) ×10.00	27.55	10.00	10.00
		A17	2.76 × 10.00	27.60	10.00	10.00
		A18	1/2 × (2.75 + 2.76) ×12.14	33.45	12.14	12.14
		A19	1/2 × 2.75 × 1.58	2.17	3.17	3.17
		計		522.41		186.32
	A20 A21 A22 計 A23 A24 A25 A26 A27 A28 計 A29 A30 A31 計 合計	A20	1/2 × 4.63 × 2.67	6.18	5.35 + 2.67	8.02
		A21	1/2 × (3.32 + 4.63) ×1.37	5.45	1.37	1.37
		A22	1/2 × (3.01 + 3.32) ×0.99	3.13	0.99	0.99
		計		14.76		10.38
		A23	1/2 × 2.20 × 4.10	4.51		
		A24	1/2 × (2.94 + 2.20) ×2.19	5.63		
		A25	1/2 × 2.58 × 0.57	0.74		
		A26	1/2 × (2.02 + 2.94) ×1.56	3.87		
		A27	1/2 × (1.88 + 1.96) ×0.80	1.54		
		A28	1/2 × (2.05 + 2.02) ×3.78	7.69		
		計		23.98		
		A29	1/2 × 10.53 × 4.00	21.06	4.62	4.62
		A30	1/2 × 9.15 × 2.57	11.76	4.58	4.58
		A31	5.23×0.80	4.18		
		計		37.00		9.20
		合計		598.15		205.90

本 復 旧 工						
施 工	復 旧	番 号	計 算 式	面積(m ²)	計 算 式	切断(m)
φ150施工	A (基層)	A 1	1/2 × (2.88 + 2.86) ×10.00	28.70	10.00	10.00
		A 2	1/2 × (2.87 + 2.88) ×10.00	28.75	10.00	10.00
		A 3	1/2 × (2.85 + 2.87) ×10.00	28.60	10.00	10.00
		A 4	1/2 × (2.86 + 2.85) ×10.00	28.55	10.00	10.00
		A 5	2.86 × 10.00	28.60	10.00	10.00
		A 6	1/2 × (2.85 + 2.86) ×10.00	28.55	10.00	10.00
		A 7	1/2 × (2.65 + 2.85) ×10.00	27.50	10.00	10.00
		A 8	1/2 × (2.60 + 2.65) ×10.00	26.25	10.00	10.00
		A 9	1/2 × (2.59 + 2.60) ×10.00	25.95	10.00	10.00
		A10	1/2 × (2.58 + 2.59) ×9.12	23.58	9.12	9.12
		A11	2.58 × 10.00	25.80	10.00	10.00
		A12	1/2 × (2.57 + 2.58) ×11.89	30.62	11.89	11.89
		A13	1/2 × (2.59 + 2.57) ×10.00	25.80	10.00	10.00
		A14	2.59 × 10.00	25.90	10.00	10.00
		A15	1/2 × (2.60 + 2.59) ×10.00	25.95	10.00	10.00
		A16	1/2 × (2.61 + 2.60) ×10.00	26.05	10.00	10.00
		A17	2.61 × 10.00	26.10	10.00	10.00
		A18	1/2 × (2.60 + 2.61) ×12.05	31.39	12.05	12.05
		A19	1/2 × 2.60 × 1.50	1.95	3.00	3.00
		計		494.59		186.06
	A20 A21 A22 計 A23 A24 A25 A26 A27 A28 計 A29 A30 A31 計 合計	A20	1/2 × 4.36 × 2.52	5.49	5.04 + 2.52	7.56
		A21	1/2 × (3.16 + 4.36) ×1.27	4.78	1.27	1.27
		A22	1/2 × (2.86 + 3.16) ×0.99	2.98	0.99	0.99
		計		13.25		9.82
		A23	1/2 × 2.20 × 4.10	4.51		
		A24	1/2 × (2.94 + 2.20) ×2.19	5.63		
		A25	1/2 × 2.58 × 0.57	0.74		
		A26	1/2 × (2.02 + 2.94) ×1.56	3.87		
		A27	1/2 × (1.88 + 1.96) ×0.80	1.54		
		A28	1/2 × (2.05 + 2.02) ×3.78	7.69		
		計		23.98		
		A29	1/2 × 10.19 × 4.00	20.38	4.62	4.62
		A30	1/2 × 8.84 × 3.01	13.30	5.51	5.51
		A31	1/2 × 4.61 × 0.80	1.84		
		計		35.52		10.13
		合計		567.34		206.01

本 復 旧 工							
施 工	復 旧	番 号	計 算 式	面積(m ²)	計 算 式	切断(m)	
φ150施工	B	B 1	1/2 × 6.82 × 1.94	6.62	2.45	2.45	
		B 2	1/2 × 6.82 × 1.53	5.22			
		B 3	1/2 × 15.31 × 4.34	33.22			
		B 4	1/2 × 16.54 × 3.64	30.10	4.09	4.09	
		合計		75.16		6.54	
		D	D 1	1/2 × (1.00 + 1.12) ×10.00	10.60		
			D 2	1/2 × (0.85 + 1.00) ×10.00	9.25		
			D 3	1/2 × (0.72 + 0.85) ×10.00	7.85		
			D 4	1/2 × (0.65 + 0.72) ×5.16	3.53		
			D 5	1/2 × (1.07 + 0.65) ×4.93	4.24		
			計		35.47		
			D 6	1/2 × (1.41 + 1.47) ×14.35	20.66		
			D 7	1/2 × (1.04 + 1.41) ×1.94	2.38		
			D 8	1/2 × (0.90 + 1.04) ×2.18	2.11		
			D 9	1/2 × (1.06 + 0.90) ×0.62	0.61		
			計		25.76		
			D10	1/2 × (1.38 + 1.41) ×10.00	13.95		
	D11		1/2 × (1.34 + 1.38) ×7.14	9.71			
	計			23.66			
	D12		1/2 × (1.27 + 1.31) ×5.64	7.28			
	D13		1/2 × (1.19 + 1.27) ×0.39	0.48			
	計			7.76			
	D14 D15 計 D16 D17 D18 D19 D20 D21 計 合計	D14	1/2 × (1.20 + 1.25) ×10.00	12.25			
		D15	1/2 × (1.13 + 1.20) ×12.46	14.52			
		計		26.77			
		D16	1/2 × (1.05 + 1.10) ×10.19	10.95			
		D17	1/2 × (0.76 + 1.05) ×1.45	1.31			
		D18	1/2 × (0.53 + 0.66) ×0.67	0.40			
		D19	1/2 × (1.21 + 0.53) ×0.14	0.12			
		D20	1/2 × (1.37 + 1.21) ×7.24	9.34	7.25	7.25	
		D21	1/2 × (0.66 + 0.67) ×0.70	0.47	0.66	0.66	
		計		22.59		7.91	
		合計					

本 復 旧 工						
施 工	復 旧	番 号	計 算 式	面積(m ²)	計 算 式	切断(m)
φ150施工	E	E 1	1/2 × 1.21 × 0.88	0.53		
		E 2	1/2 × (1.12 + 1.21) ×12.05	14.04		
		計		14.57		
		E 3	1/2 × (1.67 + 1.07) ×7.09	9.71		
		E 4	1/2 × 2.00 × 1.37	1.37		
		E 5	1/2 × 2.00 × 1.06	1.06		
		E 6	1/2 × 2.61 × 1.07	1.40		
		計		13.54		
		E 7	1/2 × (1.55 + 1.19) ×1.33	1.82		
		E 8	1/2 × (1.54 + 1.55) ×3.44	5.31		
		計		7.13		
		E 9	1/2 × (1.45 + 1.47) ×7.12	10.40		
		E10	1/2 × (1.31 + 1.32) ×0.61	0.80		
		計		11.20		
		E11	1/2 × (1.01 + 1.19) ×0.88	0.97		
		E12	1/2 × (0.88 + 0.85) ×0.80	0.69		
E13	1/2 × (1.23 + 0.98) ×6.50	7.18				
E14	1/2 × (1.16 + 1.12) ×0.80	0.91				
E15	1.25 × 1.07	1.34				
計		11.09				
E16	1/2 × (1.10 + 1.13) ×11.34	12.64				
計		12.64				
合計			70.17			

工 事 名 称	松戸市稔台7丁目62番地先 配水管整備工事				
図 面 名 称	路面本復旧求積表 (2/2)				
図 面 枚 数	10 葉 中 9	縮 尺	NONE		
完 成	年 月 日	工事番号	水市8・9第7号		
区 画 記 号	C - 4	千葉県企業局			
整理番号	施工業者				
所長	次長	課長	設計	製図	
所長	次長	課長	監督	製図	

S=1 : 500



※カラー舗装の色は原況復旧とする。

工 事 名 称	松戸市松台7丁目62番地先 配水管整備工事				
図 面 名 称	区画線設置工平面図				
図 面 数 枚	10 葉中 10	縮 尺	1:500		
完 成	年 月 日	工事番号	水市8・9第7号		
区 画 記 号	C - 4	千葉県企業局			
整理番号		施工業者			
所長	次長	課長	設計	製図	
所長	次長	課長	監督	製図	