
 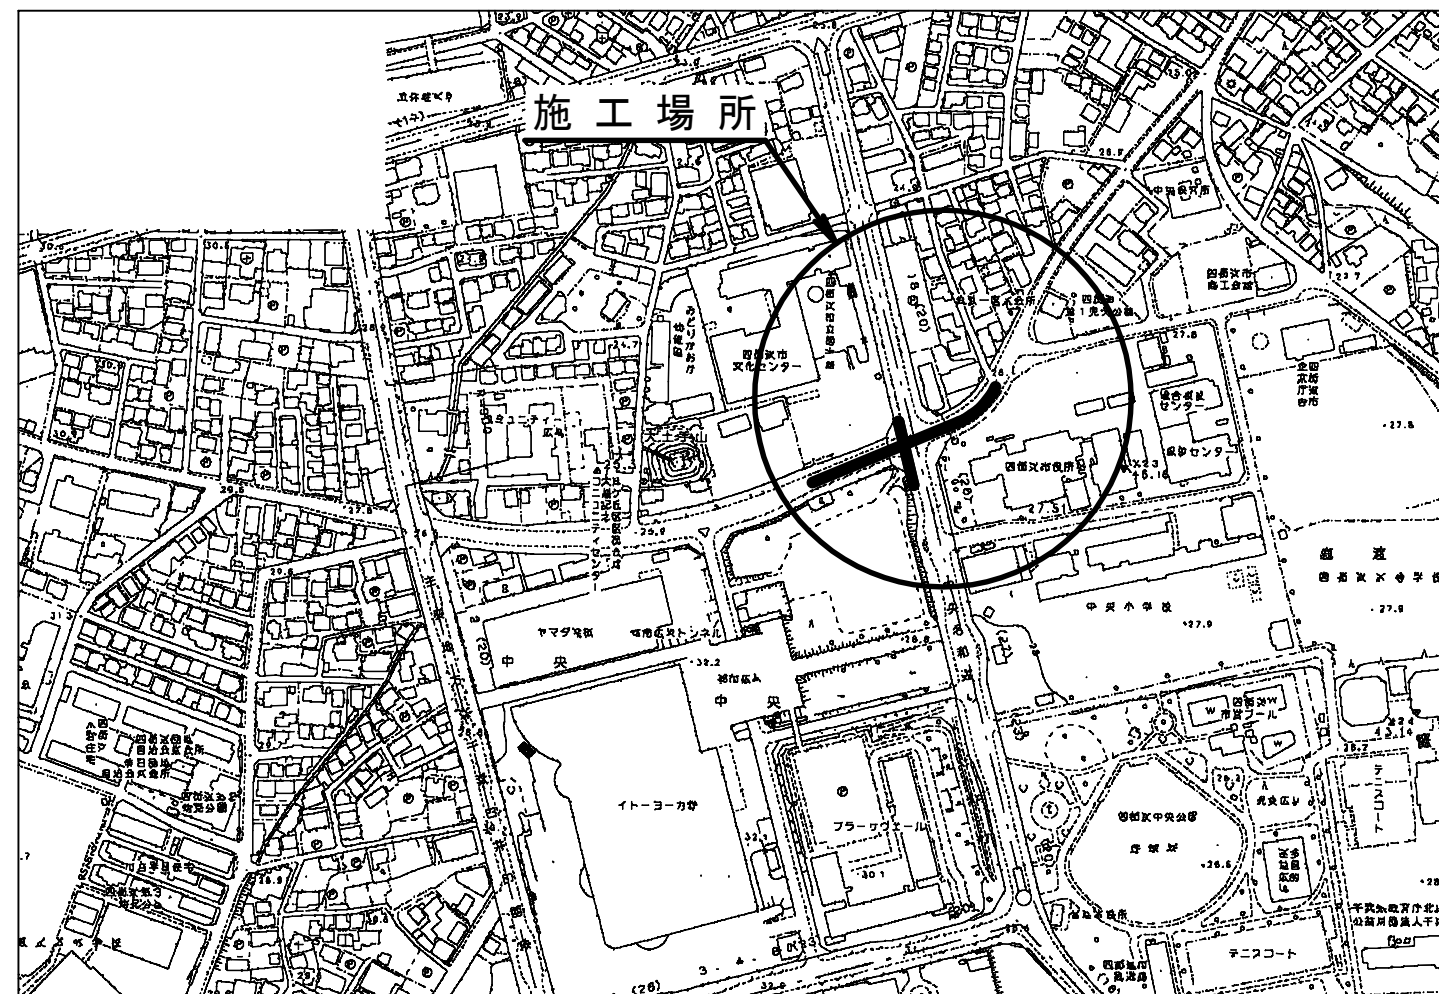



案内図 S=1:2500



令和8年度	
工事名	重要施設配水管耐震化工事(R7-2)
路線名	大日緑ヶ丘69号線・鹿渡大日線 鹿渡70号線・鹿渡35号線
工事箇所	四街道市中央・鹿渡地先
図面種別	案内図
図面番号	全 10 葉の内第 1 号
縮 尺	1:2500
四街道市上下水道部水道課	

配管平面図(1/3) S=1:500


概要図

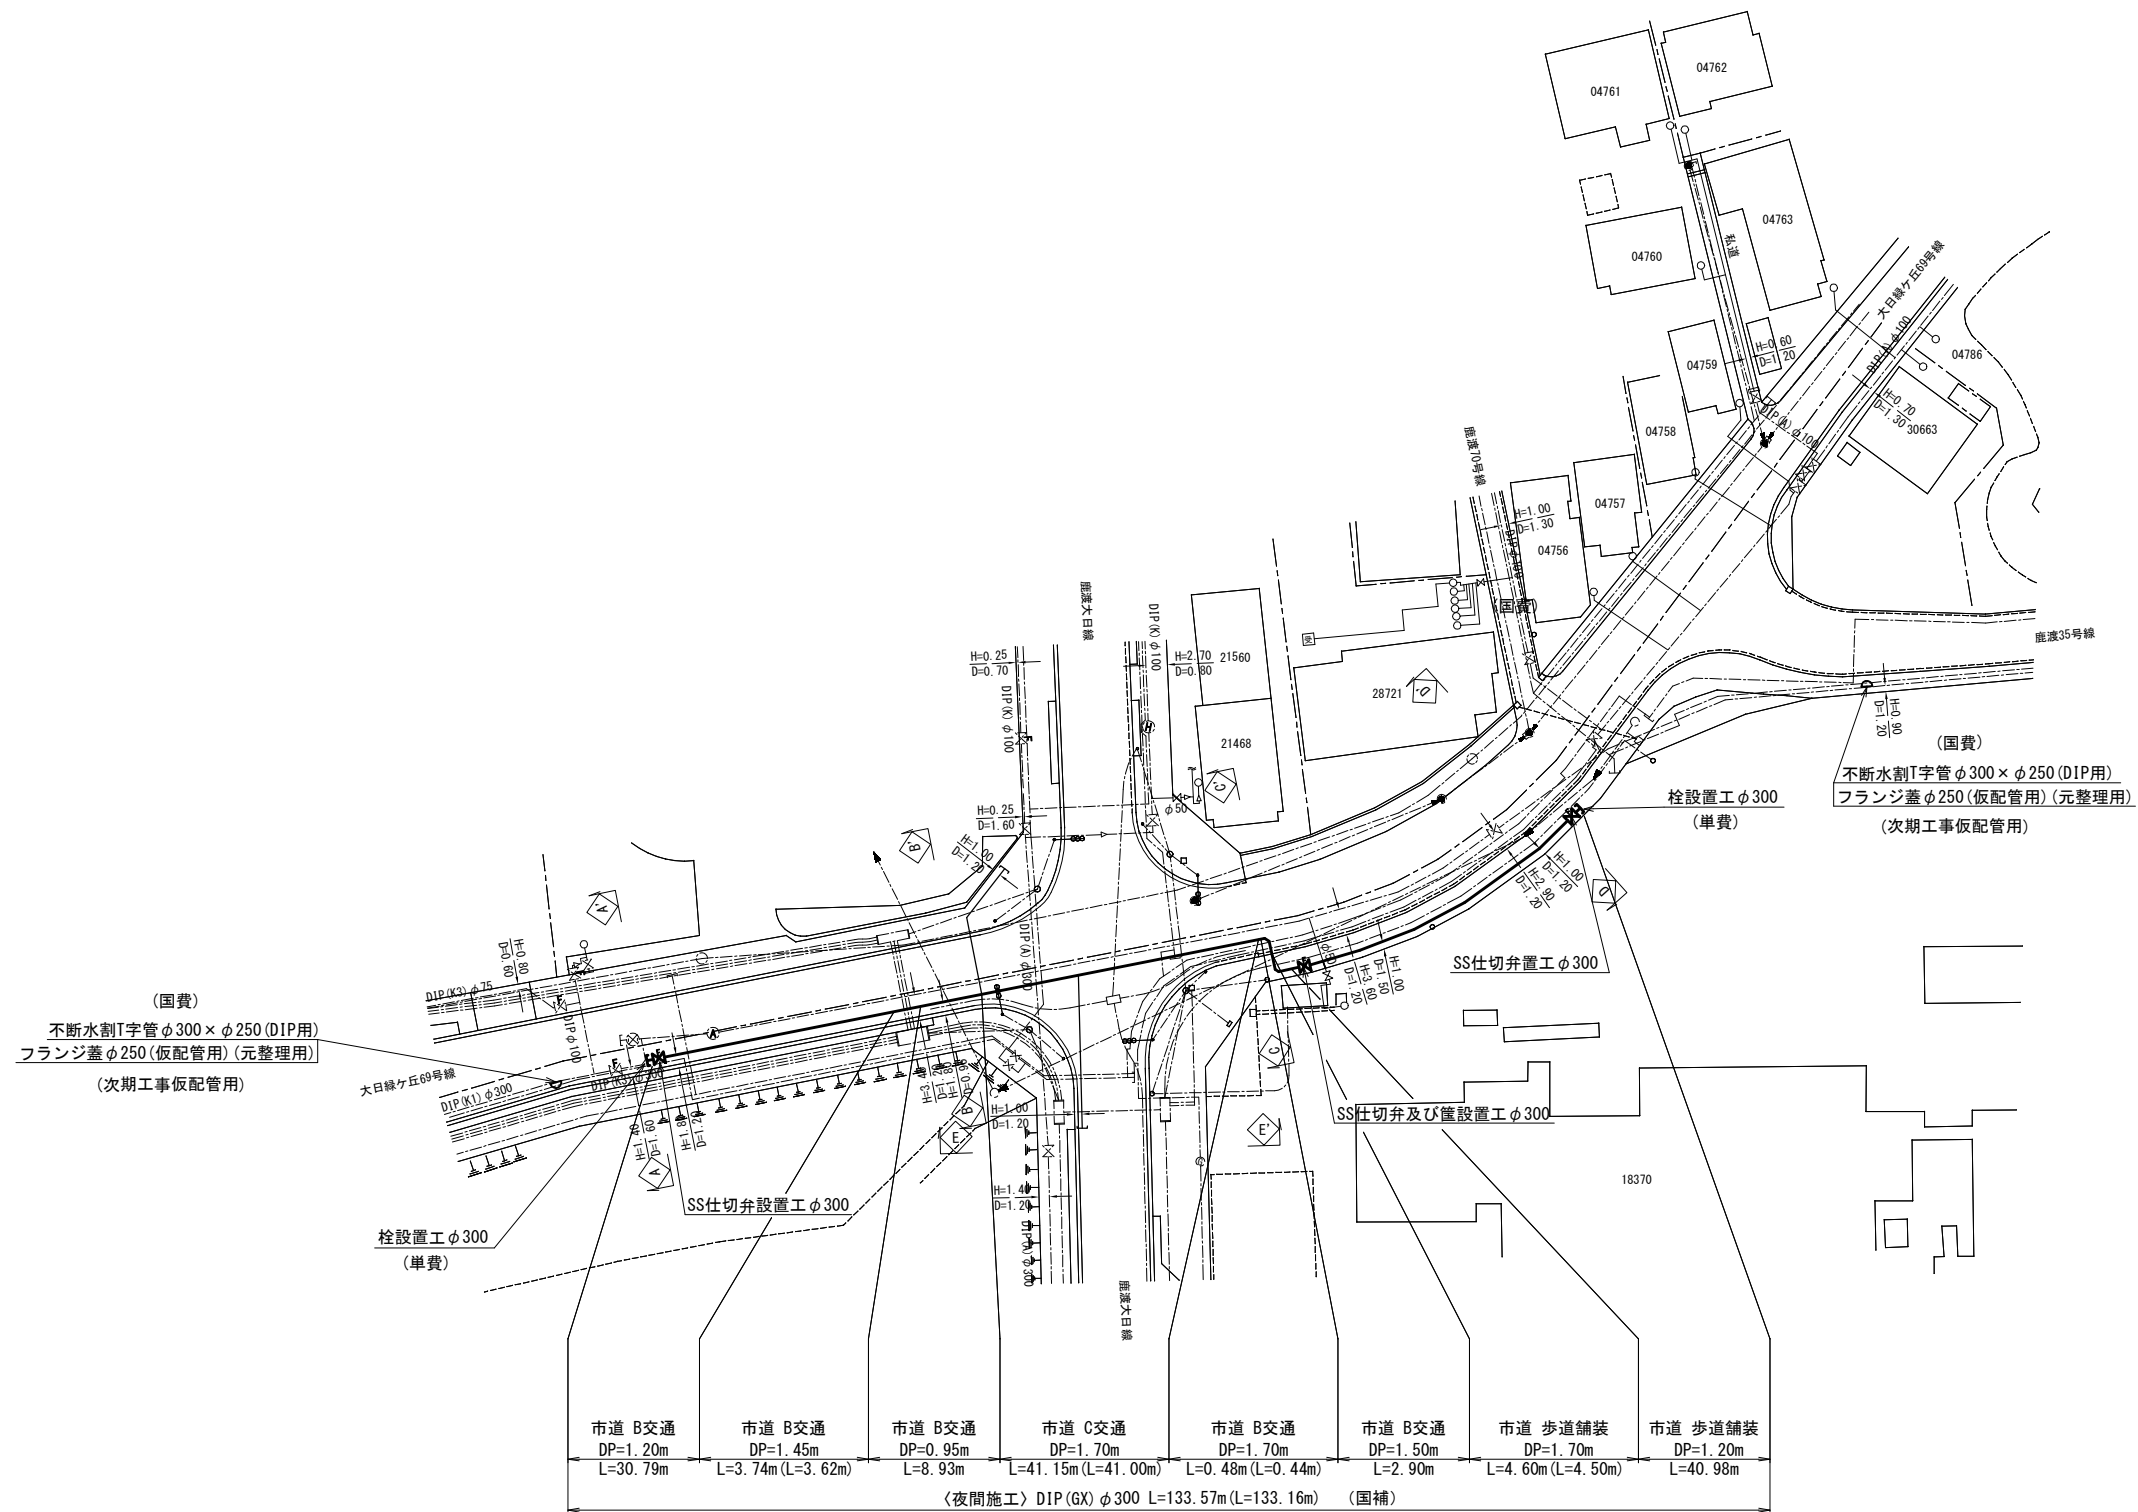

令和8年度	
工事名	重要施設配水管耐震化工事(R7-2)
路線名	大目緑ヶ丘69号線・鹿渡大目線 鹿渡70号線・鹿渡35号線
工事箇所	四街道市中央・鹿渡地先
図面種別	配管平面図(1/3)
図面番号	全 10 葉の内第 2 号
縮尺	1:500

四街道市上下水道部水道課

配管平面図 (2/3) S=1:500

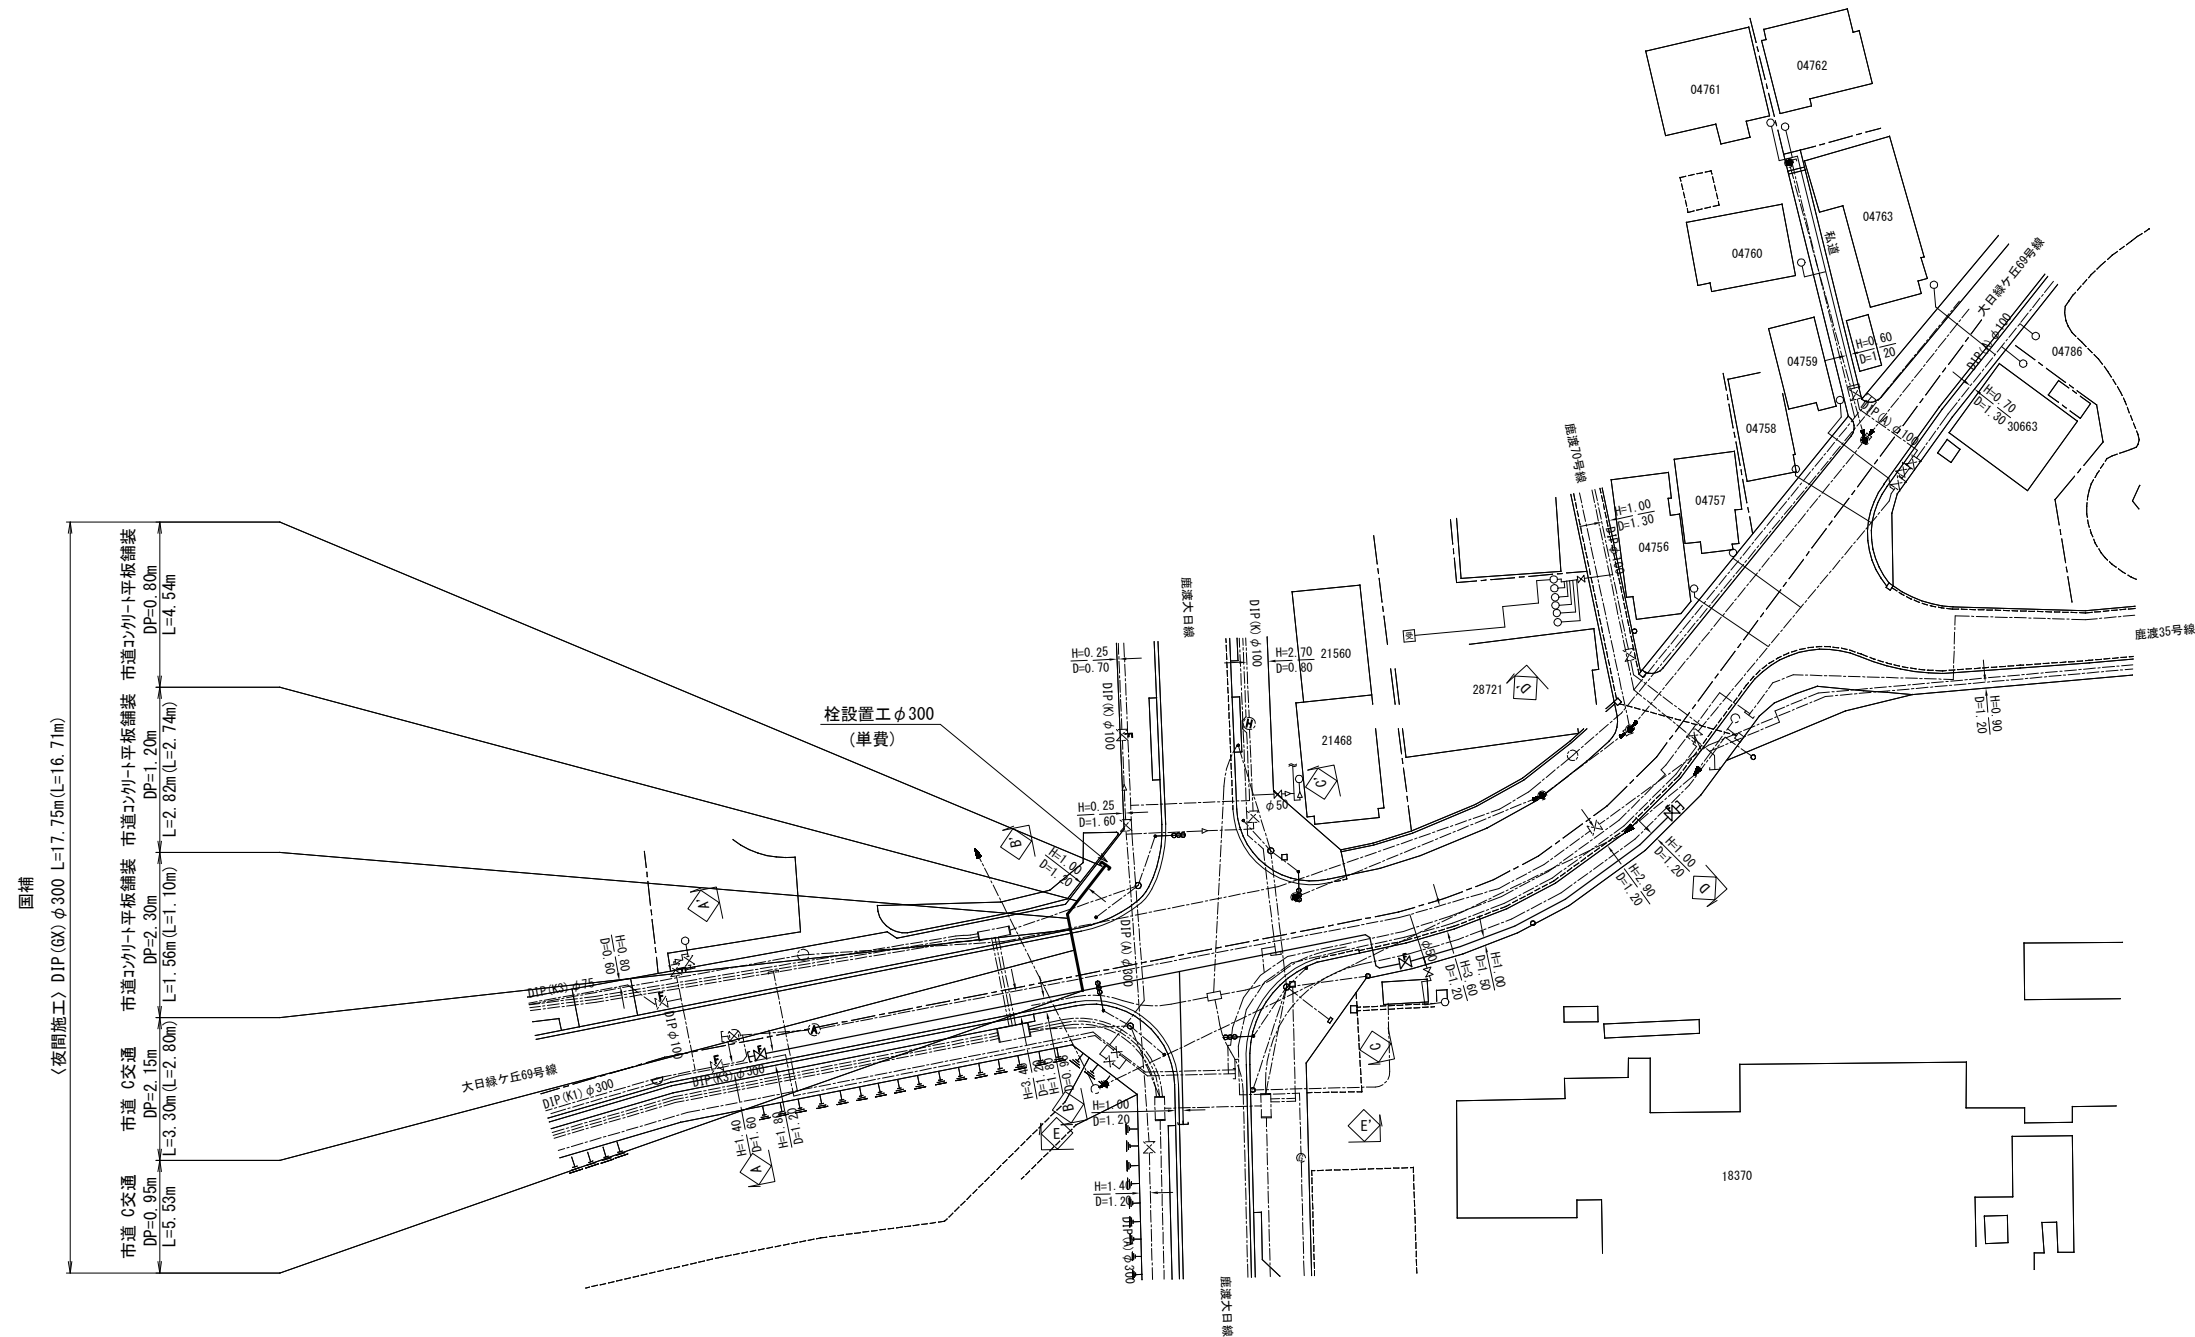

概要図




令和8年度

工事名	重要施設配水管耐震化工事 (R7-2)
路線名	大日線ヶ丘69号線・鹿渡大日線 鹿渡70号線・鹿渡35号線
工事箇所	四街道市中央・鹿渡地先
図面種別	配管平面図 (2/3)
図面番号	全 10 葉の内第 3 号
縮尺	1:500

 
四街道市上下水道部水道課






配管平面図(3/3) S=1:500

概要図

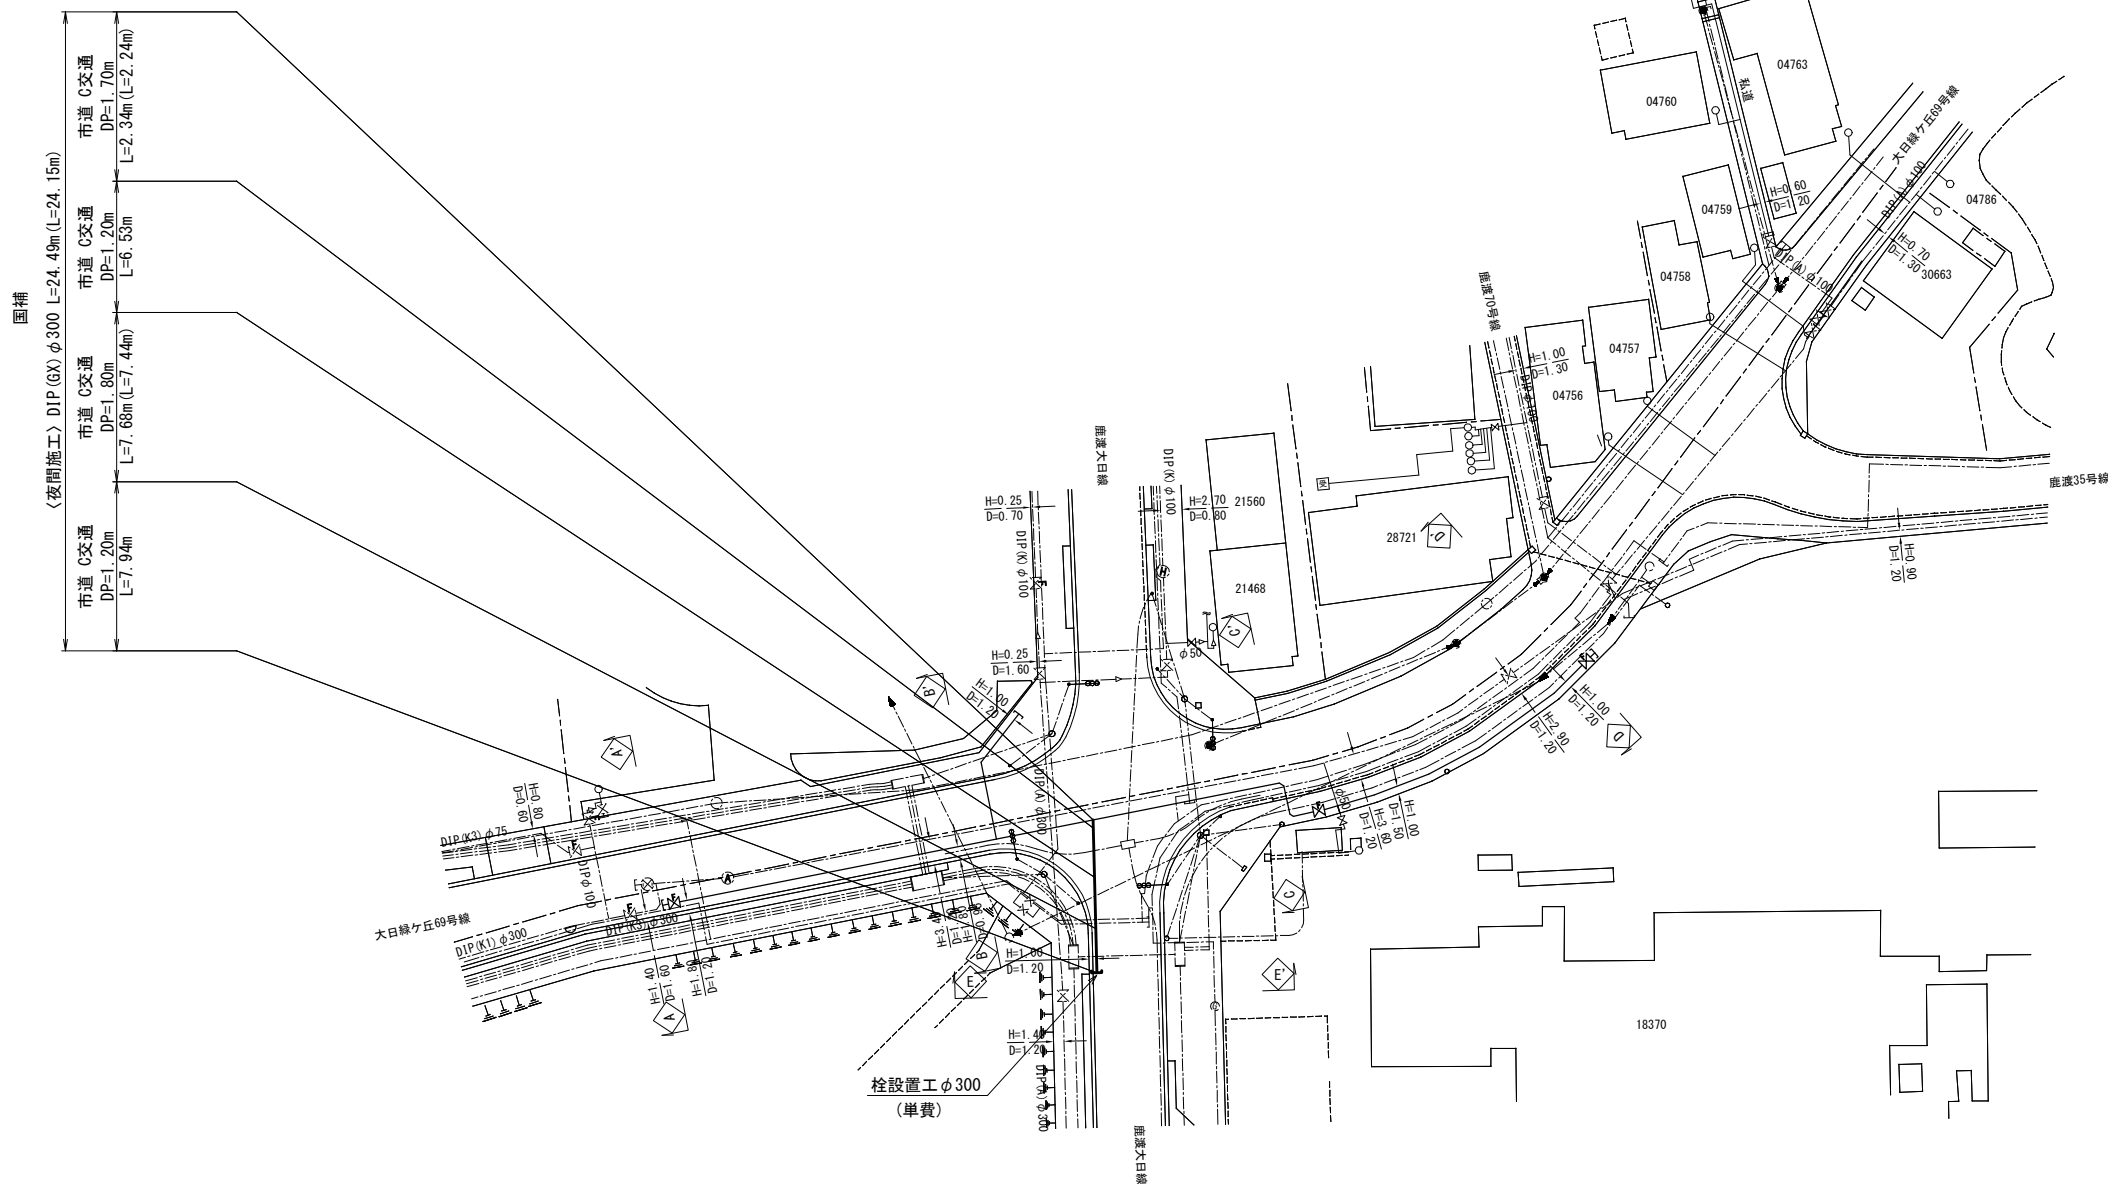

令和8年度	
工事名	重要施設配水管耐震化工事(R7-2)
路線名	大目緑ヶ丘69号線・鹿渡大目線 鹿渡70号線・鹿渡35号線
工事箇所	四街道市中央・鹿渡地先
図面種別	配管平面図(3/3)
図面番号	全 10 葉の内第 4 号
縮 尺	1:500
四街道市上下水道部水道課	



横断図 S=1:50

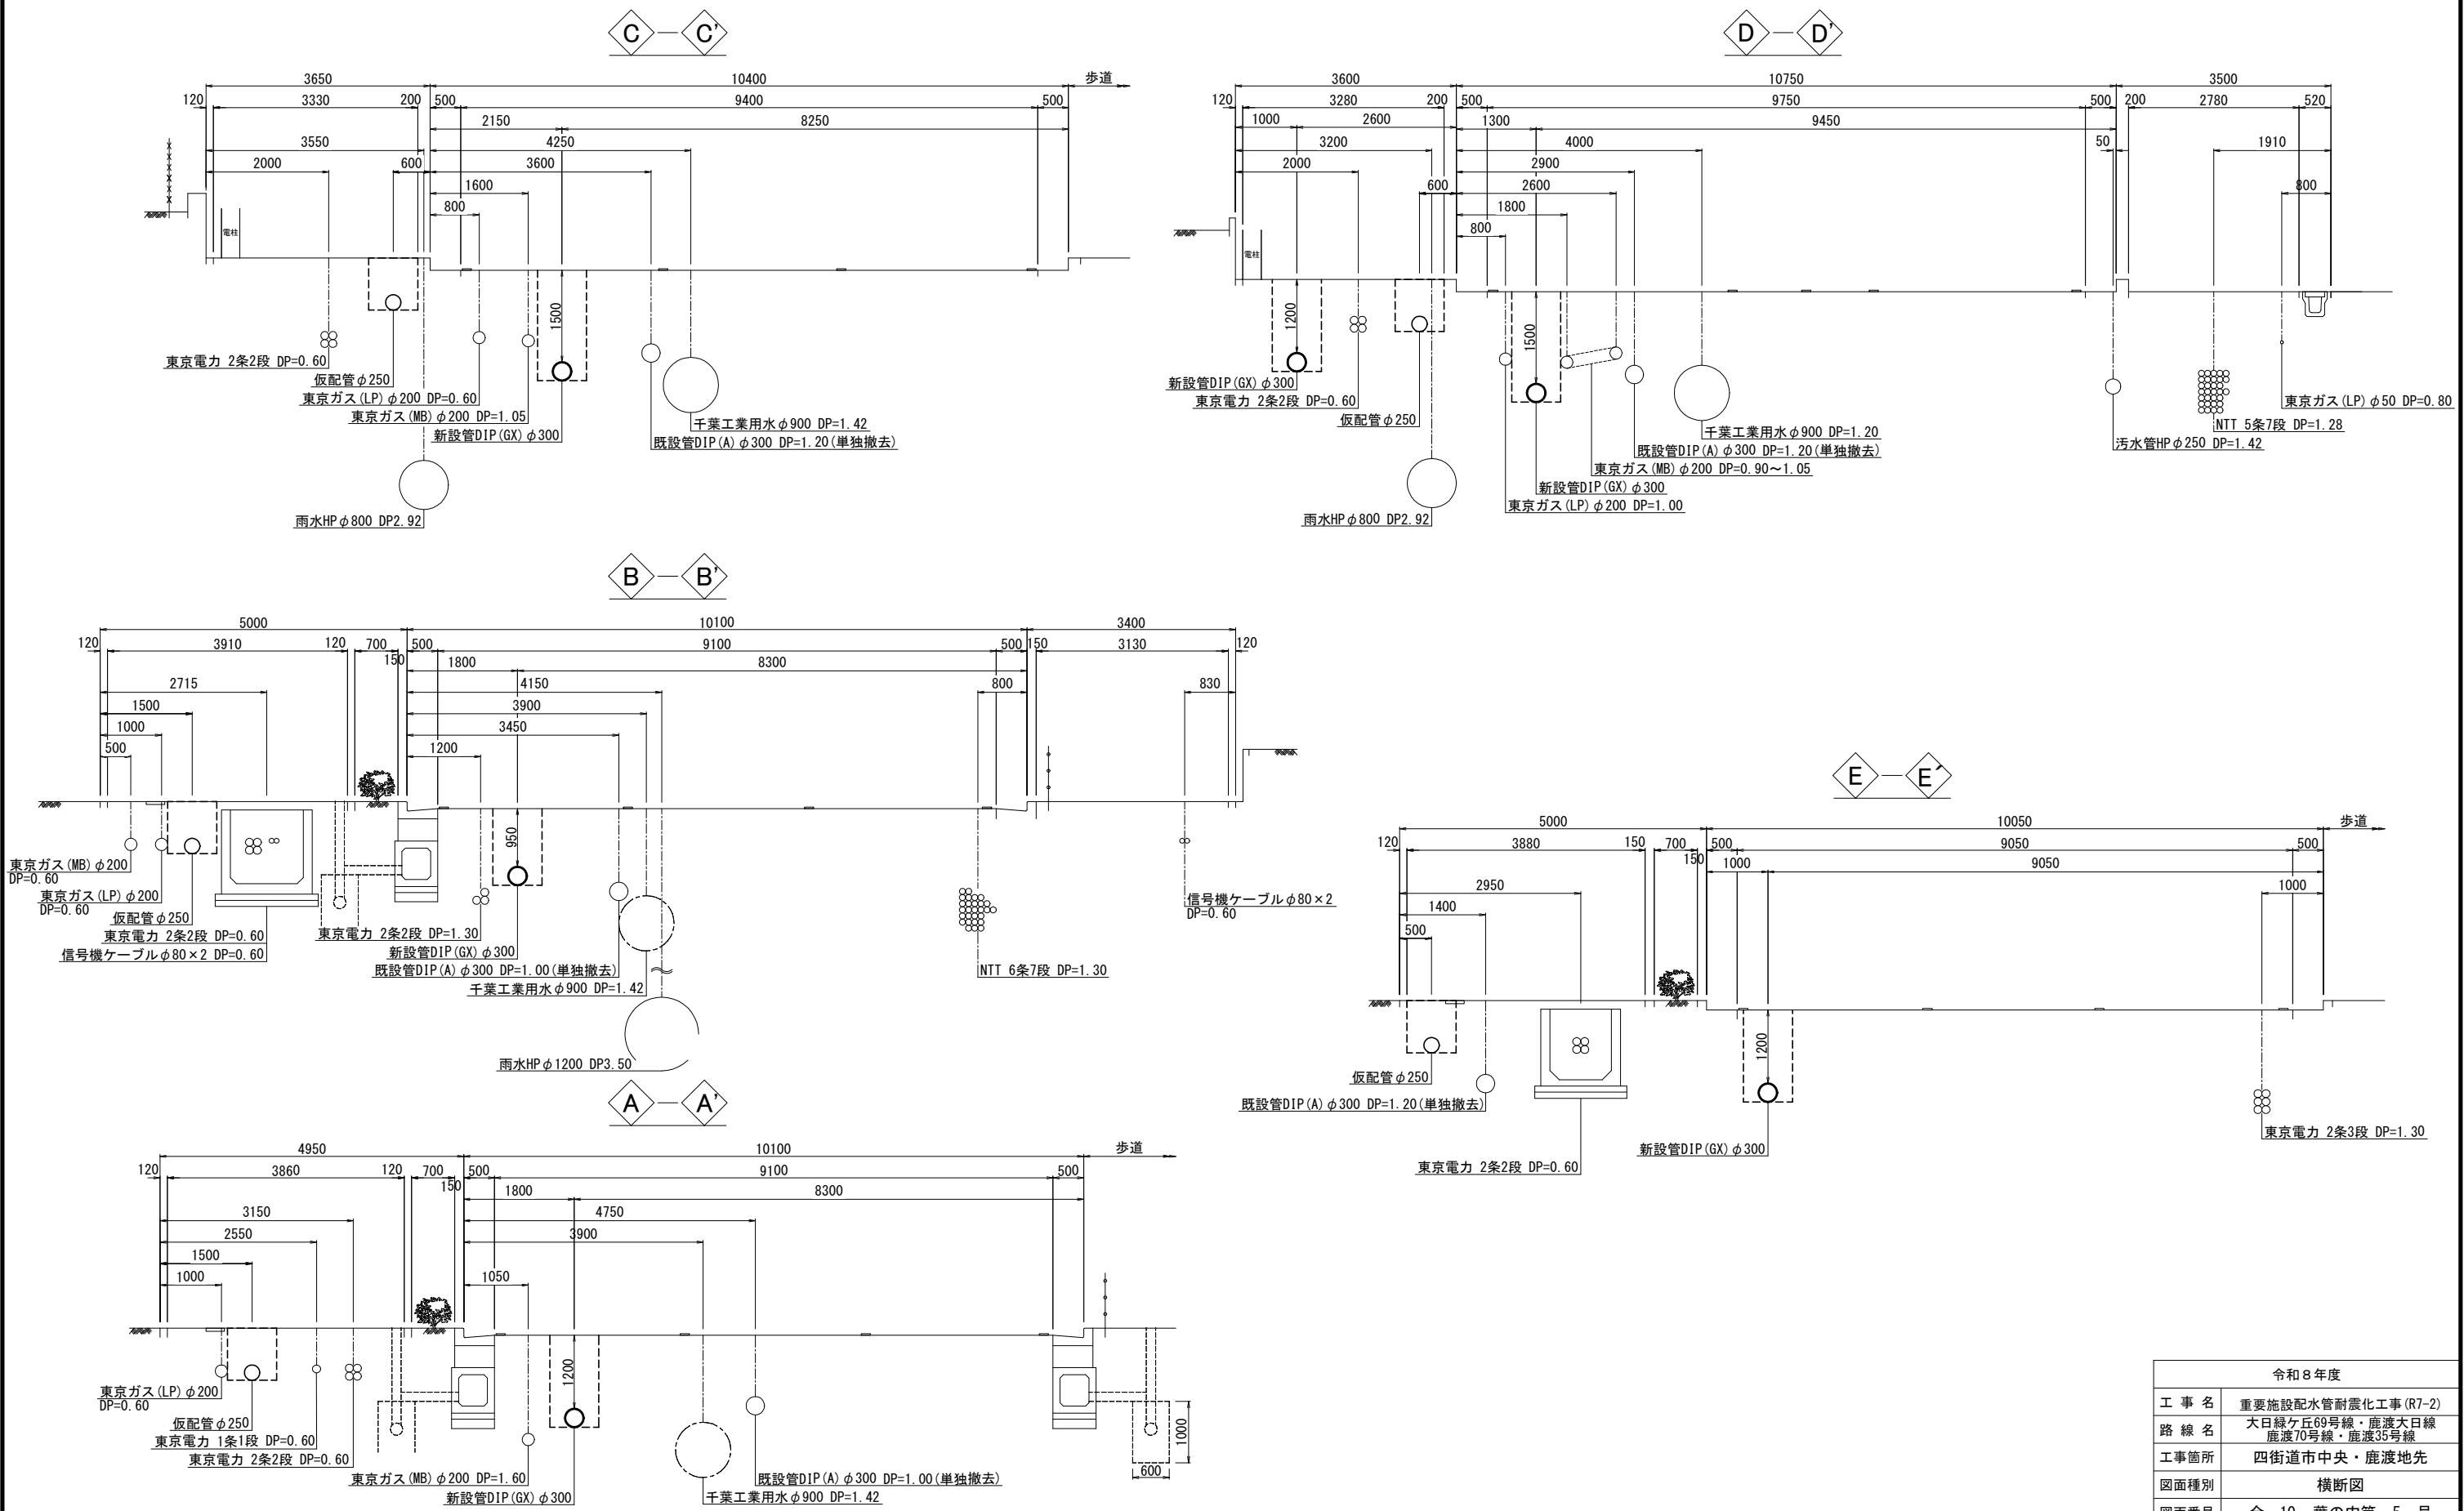

令和8年度	
工事名	重要施設配水管耐震化工事(R7-2)
路線名	大目緑ヶ丘69号線・鹿渡大目線 鹿渡70号線・鹿渡35号線
工事箇所	四街道市中央・鹿渡地先
図面種別	横断図
図面番号	全 10 葉の内第 5 号
縮尺	1:50
四街道市上下水道部水道課	

配管詳細図 (1/3) S=Free

DIP 凡例

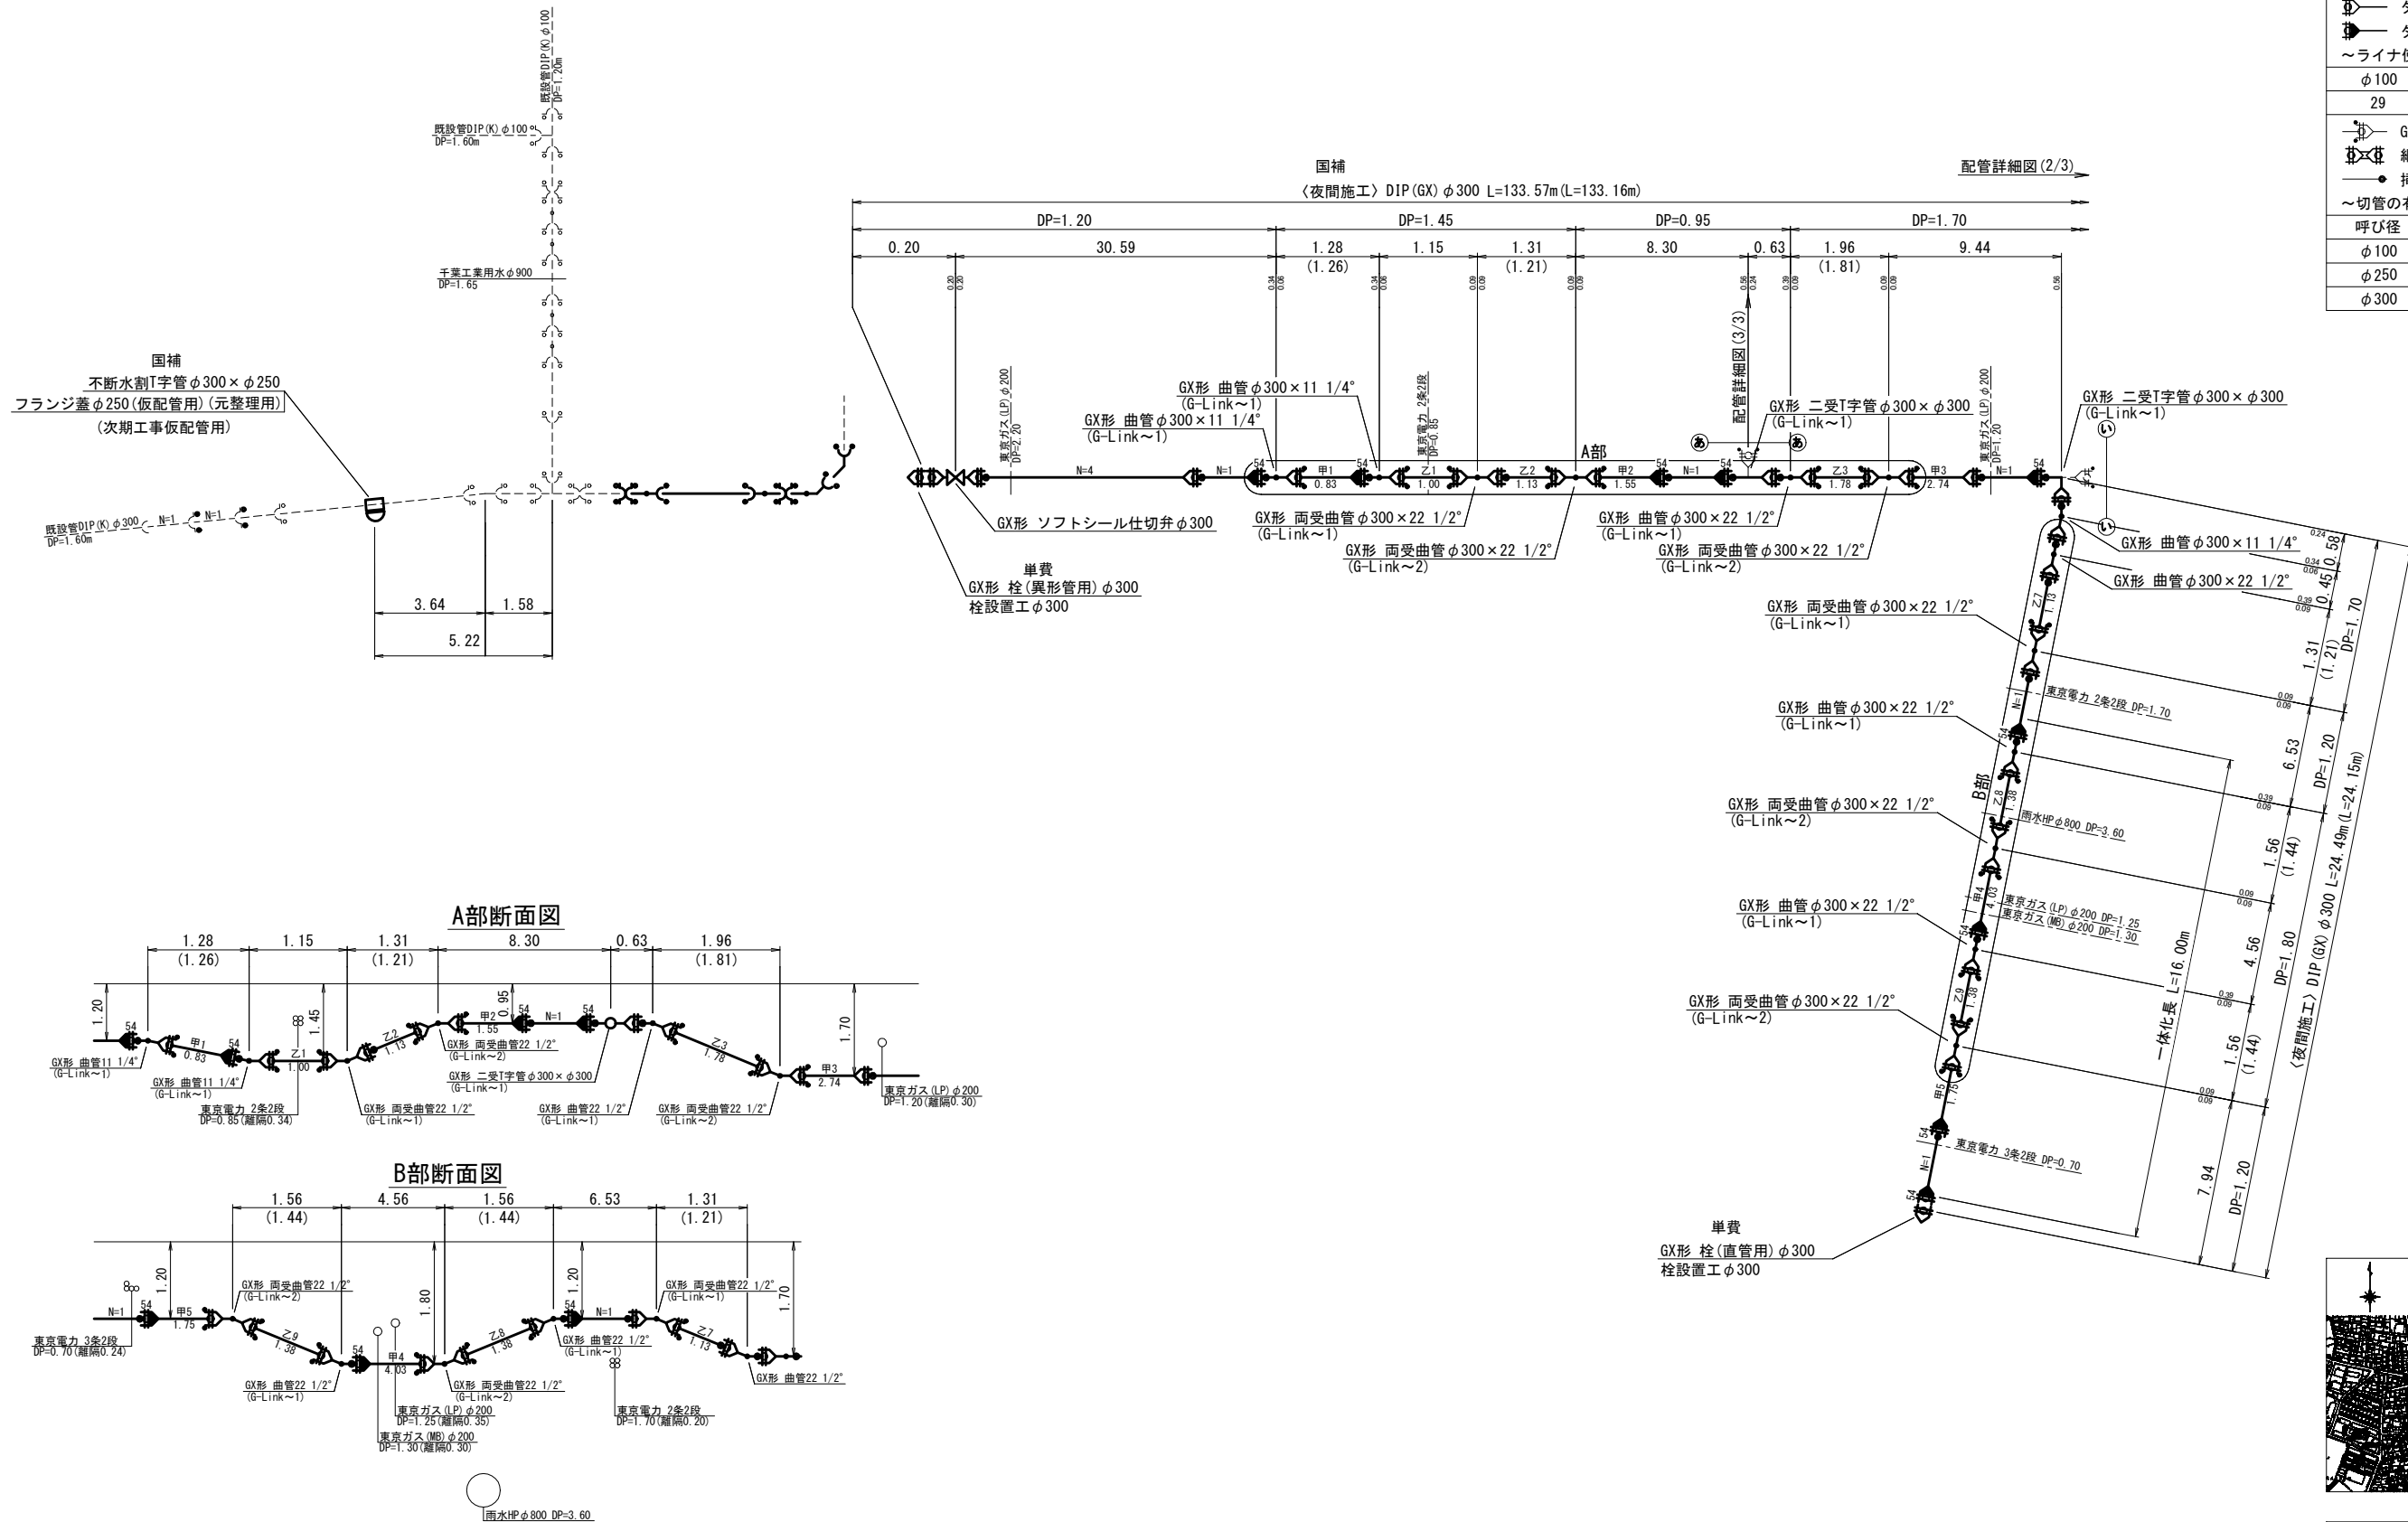
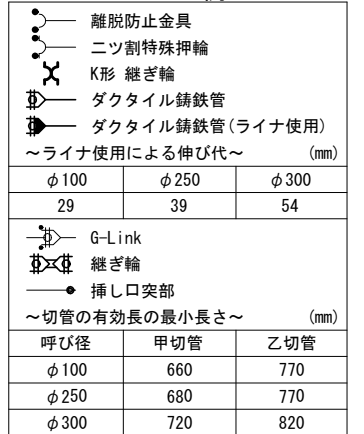


概要図




令和 8 年度	
工 事 名	重要施設配水管耐震化工事 (R7-2)
路 線 名	大日緑ヶ丘69号線・鹿渡大日線 鹿渡70号線・鹿渡35号線
工事箇所	四街道市中央・鹿渡地先
図面種別	配管詳細図(1/3)
図面番号	全 10 葉の内第 6 号
縮 尺	Free
四街道市上下水道部水道課	


配管詳細図 (2/3) S=Free

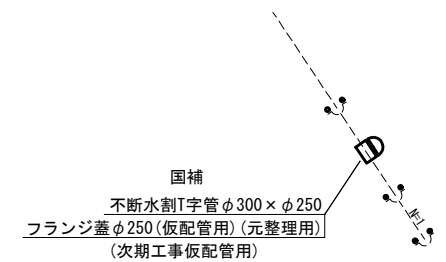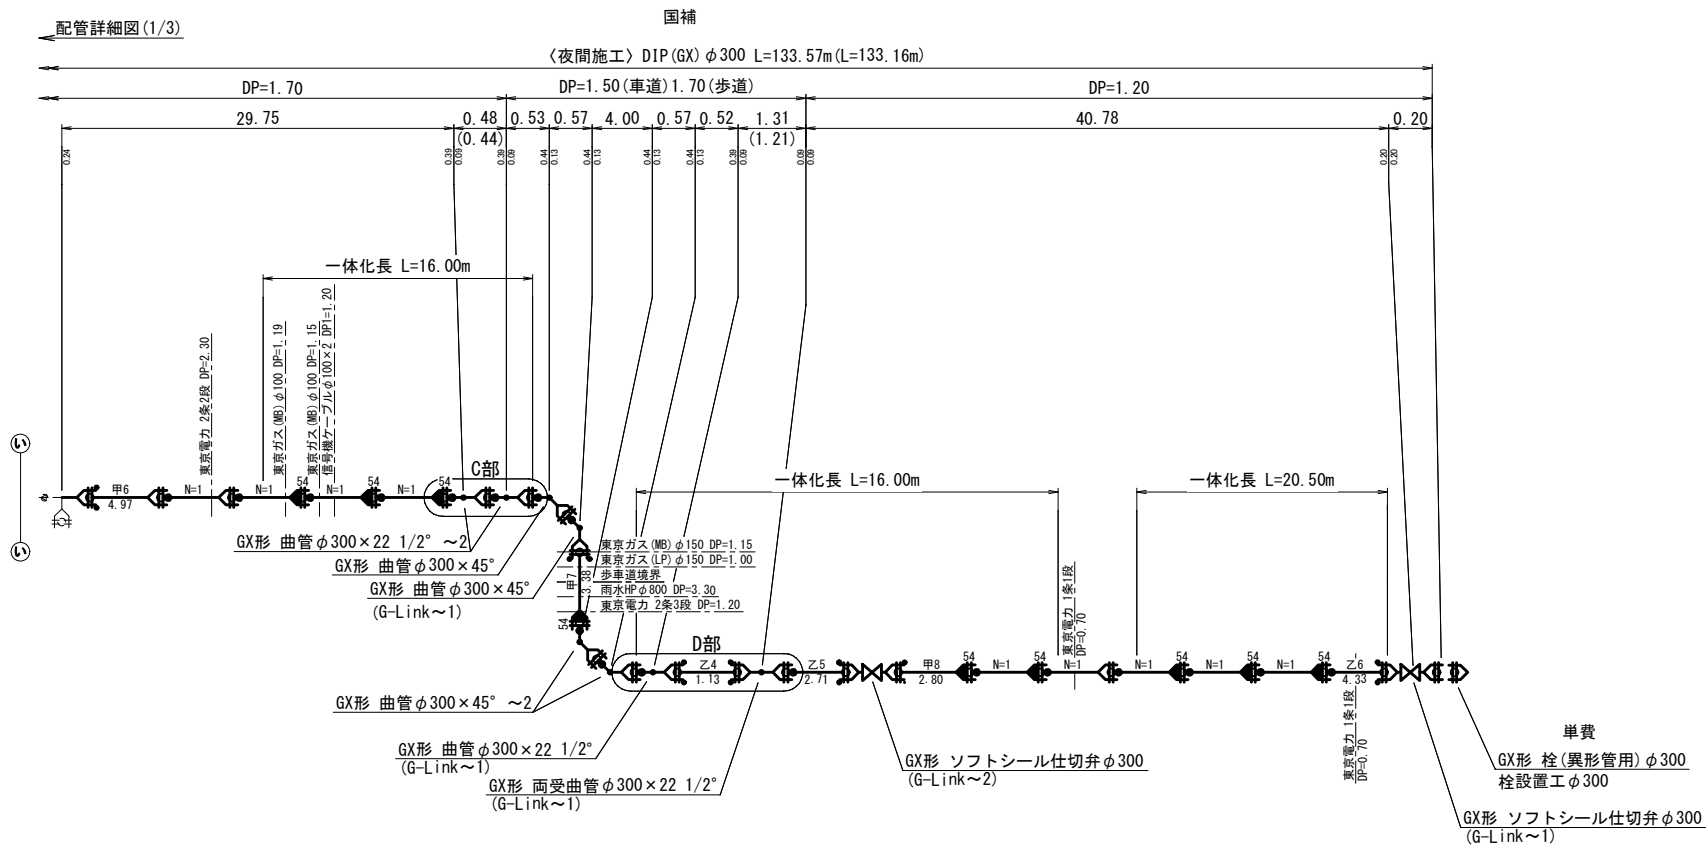

C部断面図

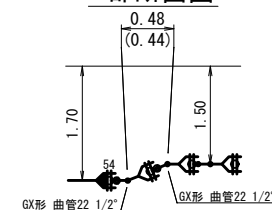

D部断面図

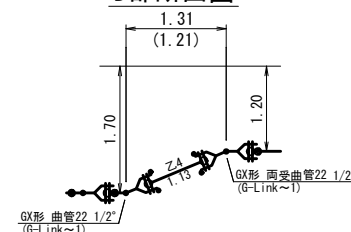

DIP 凡例

-  離脱防止金具
 ニツ割特殊押輪
 K形 継ぎ輪
 ダクタイル鑄鉄管
 ダクタイル鑄鉄管(ライナ使用)
 ～ライナ使用による伸び代～ (mm)

$\phi 100$	$\phi 250$	$\phi 300$
29	39	54

-  G-Link
 継ぎ輪
 挿し口突部

呼び径	甲切管	乙切管
φ100	660	770
φ250	680	770
φ300	720	820


概要図



令和 8 年 度	
工 事 名	重要施設配水管耐震化工事 (R7-2)
路 線 名	大日線々丘 69号線・鹿渡大日線 鹿渡70号線・鹿渡55号線
工事箇所	四街道市中央・鹿渡地先
図面種別	配管詳細図 (2/3)
図面番号	全 10 葉の内第 7 号
縮 尺	Free
四街道市上下水道部水道課	

配管詳細図 (3/3) S=Free


DIP 凡例		
	離脱防止金具	
	二ツ割特殊押輪	
	K形 継ぎ輪	
	ダクタイル鑄鉄管	
	ダクタイル鑄鉄管(ライナ使用)	
～ライナ使用による伸び代～ (mm)		
φ 100	φ 250	φ 300
29	39	54
G-Link		
	継ぎ輪	
	挿し口突部	
～切管の有効長の最小長さ～ (mm)		
呼び径	甲切管	乙切管
φ 100	660	770
φ 250	680	770
φ 300	720	820

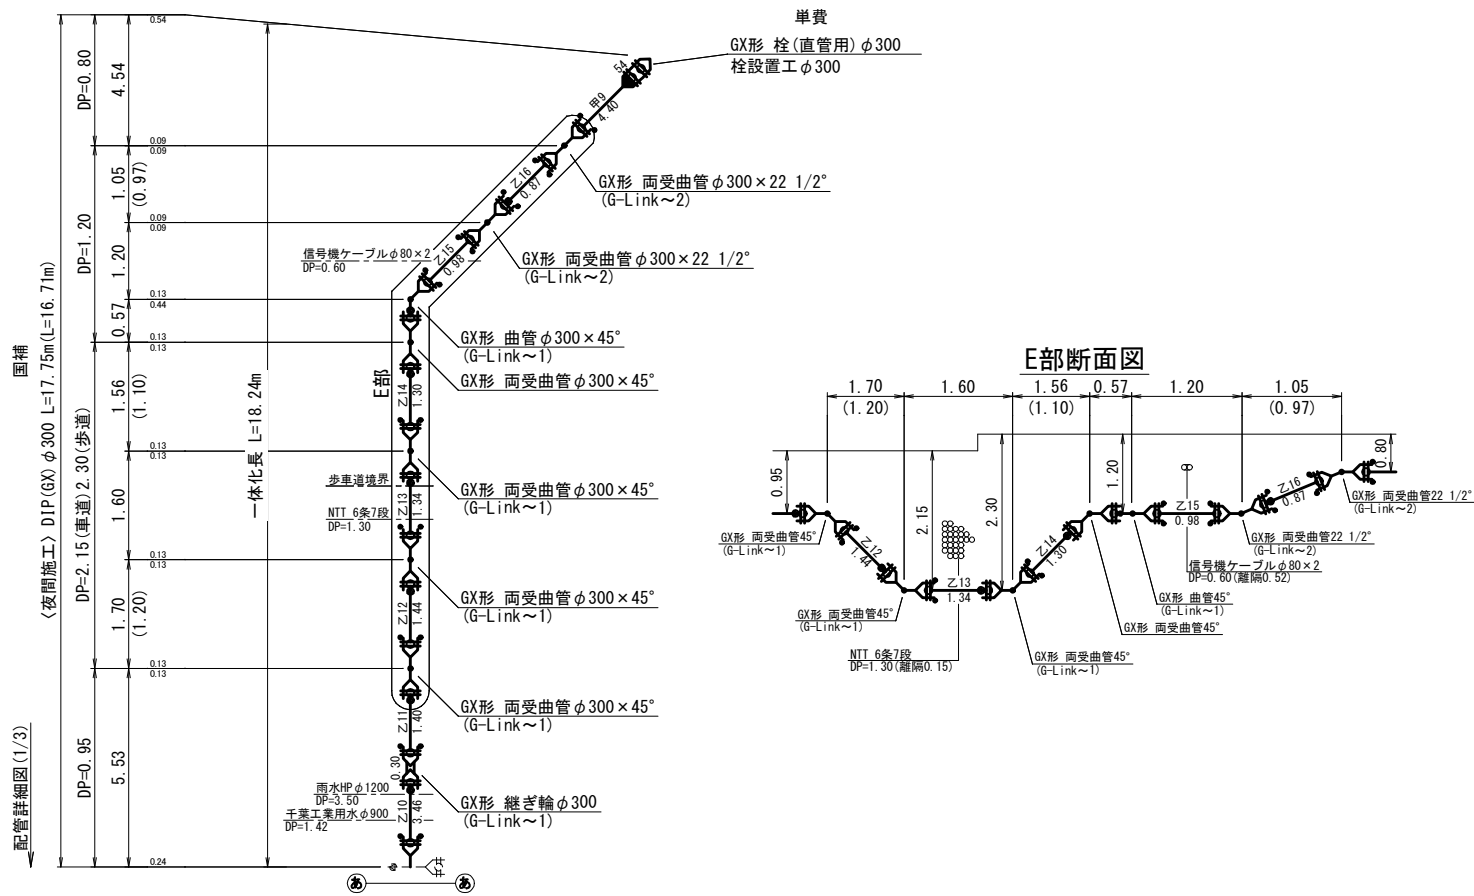

令和8年度	
工 事 名	重要施設配水管耐震化工事 (R7-2)
路 線 名	大日緑ヶ丘69号線・鹿渡大日線 鹿渡70号線・鹿渡35号線
工事箇所	四街道市中央・鹿渡地先
図面種別	配管詳細図 (3/3)
図面番号	全 10 葉の内第 8 号
縮 尺	Free
四街道市上下水道部水道課	


標準土工断面図 S=Free

市道 C交通

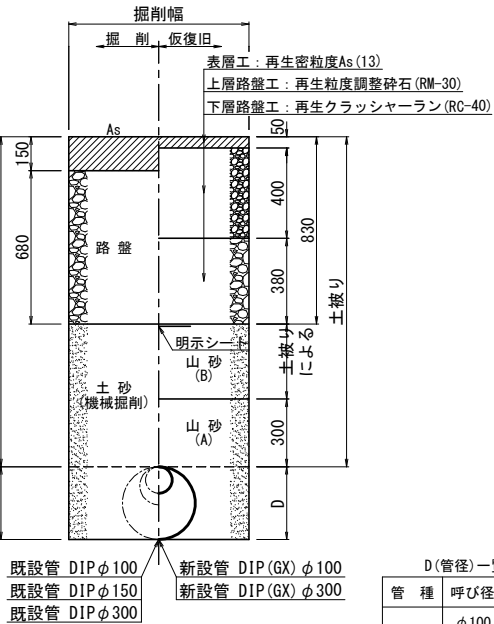


管 種	呼び径	外 径
DIP	φ 100	118 mm
	φ 150	169 mm
	φ 300	323 mm

市道 B交通

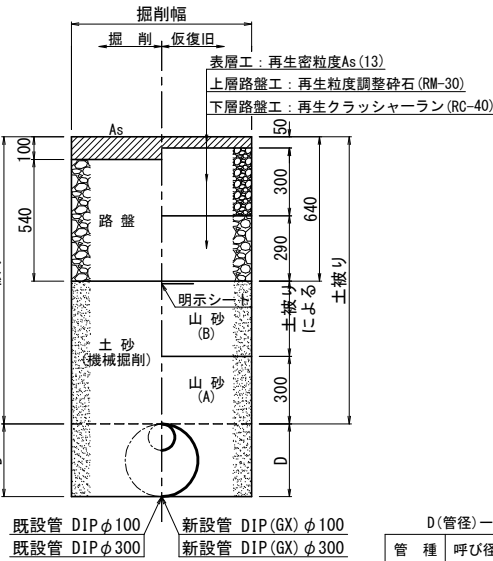


管 種	呼び径	外 径
DIP	φ100	118 mm
	φ300	323 mm

市道 コンクリート平板舗装

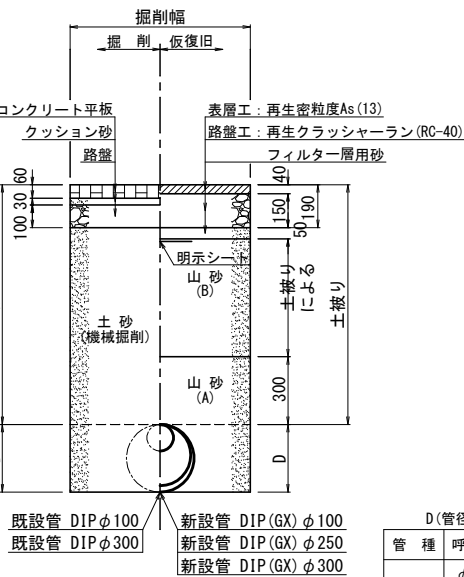

管 種	呼び径	外 径
DIP	φ 100	118 mm
	φ 250	272 mm
	φ 300	323 mm


市道 歩道舗装
(車両通行なし)

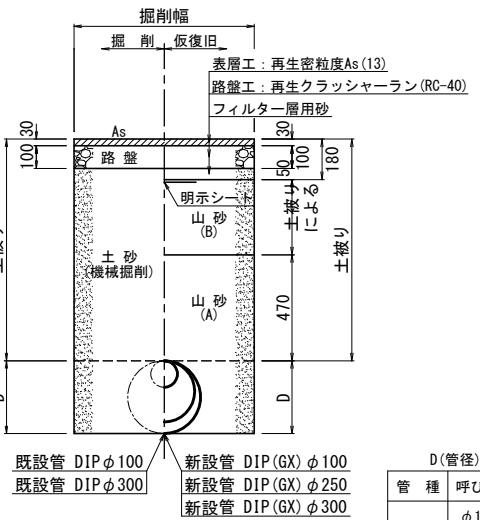


管 種	呼び径	外 径
DIP	φ 100	118 mm
	φ 250	272 mm
	φ 300	323 mm

令和 8 年度	
工 事 名	重要施設配水管耐震化工事 (R7-2)
路 線 名	大日緑ヶ丘69号線・鹿渡大日線 鹿渡70号線・鹿渡35号線
工事箇所	四街道市中央・鹿渡地先
図面種別	標準土工断面図
図面番号	全 10 葉の内第 9 号
縮 尺	Free
四街道市上下水道部水道課	


エコ明示テープ貼付標準図 S=Free

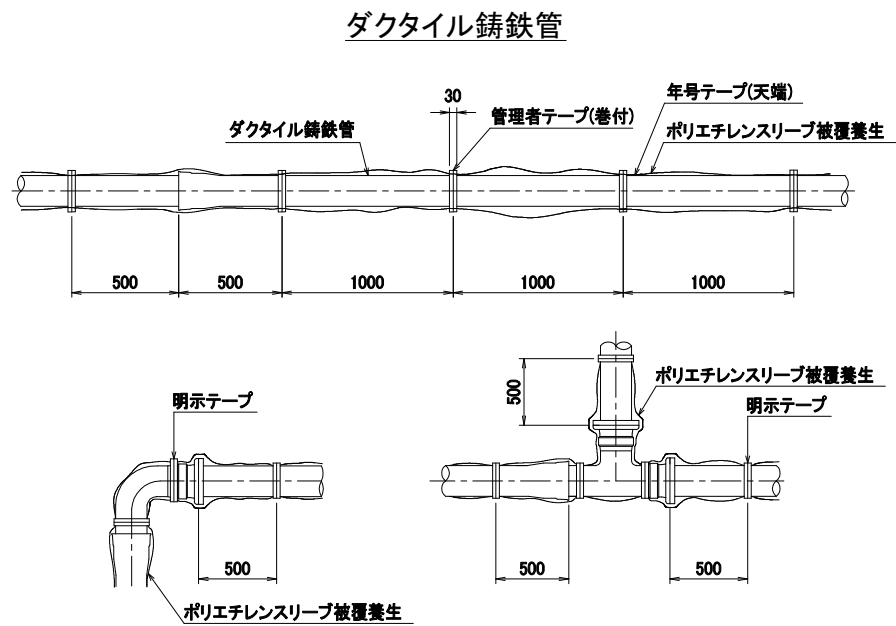


ポリエチレン管

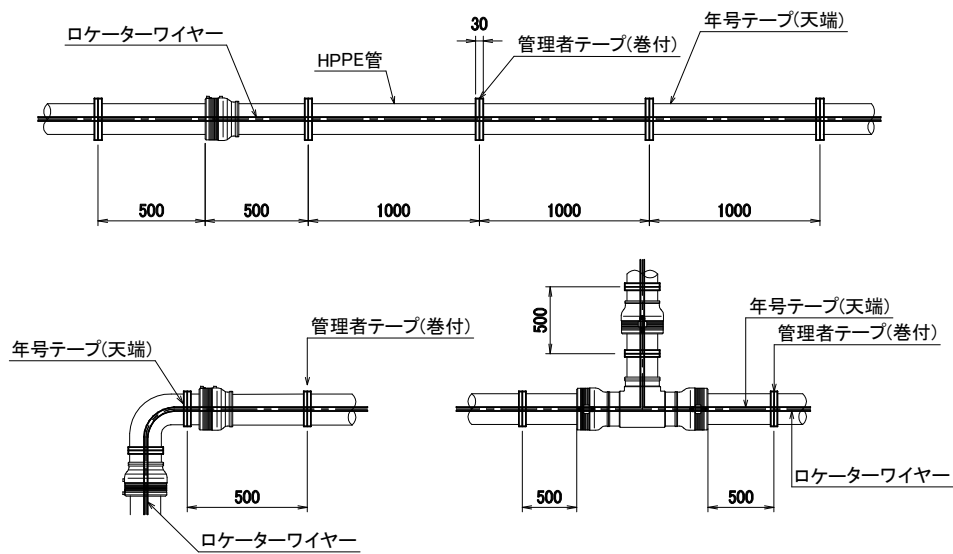


エコ明示シート敷設標準図 S=Free

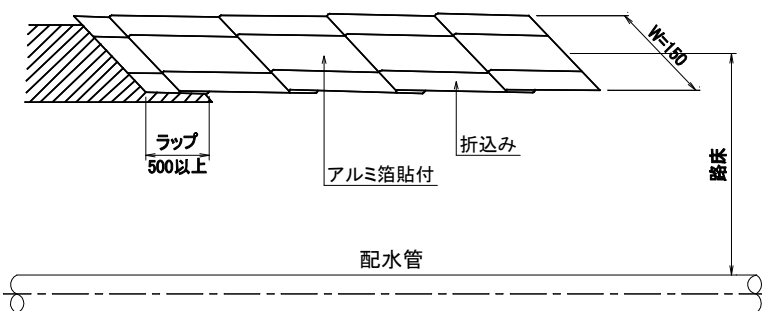

不斷水止水栓土工定規 S=Free

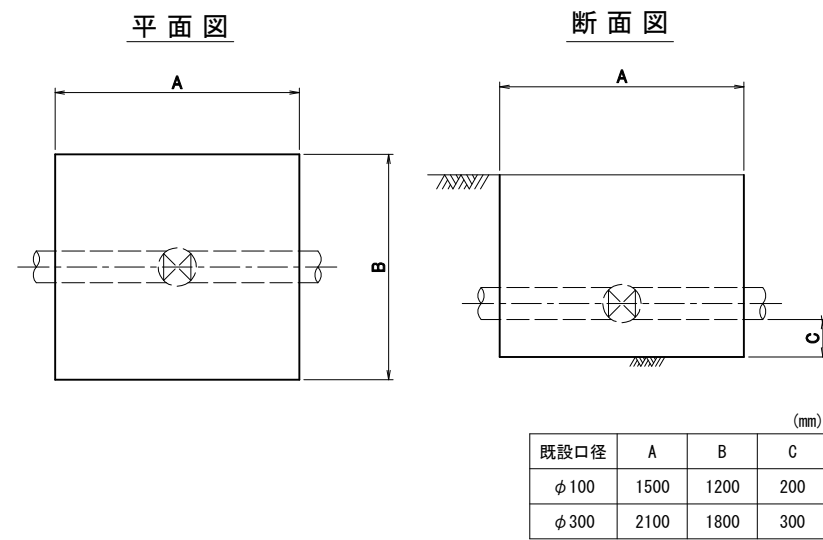


割T字管土工定規図 S=Free

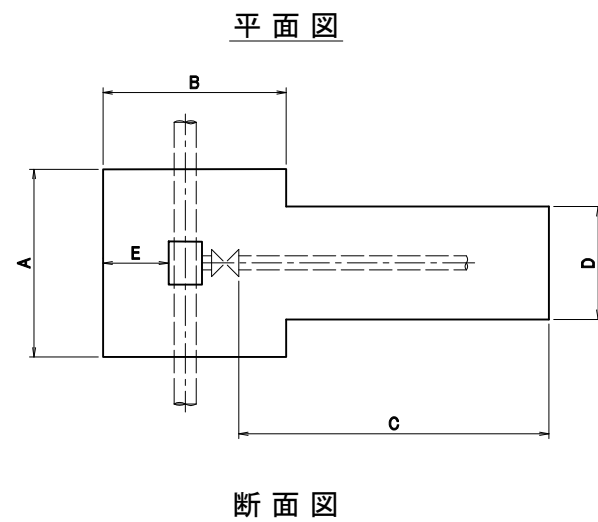


								(mm)
既設口径	分岐口径	A	B	C	D	E	F	G
φ 100	φ 75~100	1200	1200	1500	800	450	300	350
φ 300	φ 100	1200	1600	1500	800	550	300	400
	φ 300	2000	1800	2400	900	550	350	450

消火栓設置標準図 S=Free

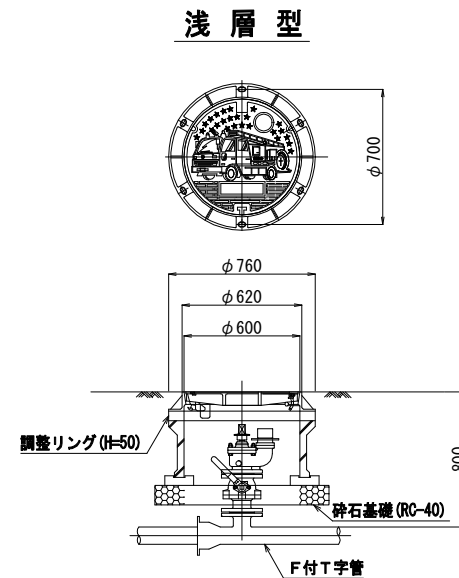


サドル分水栓土工定規図 S=Free

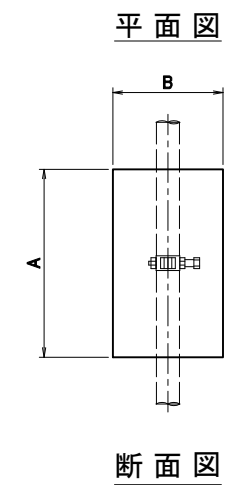


(mm)			
既設口径	A	B	C
φ100	1000	600	200
φ300	1000	900	300

仕切弁筐設置標準図 S=Free

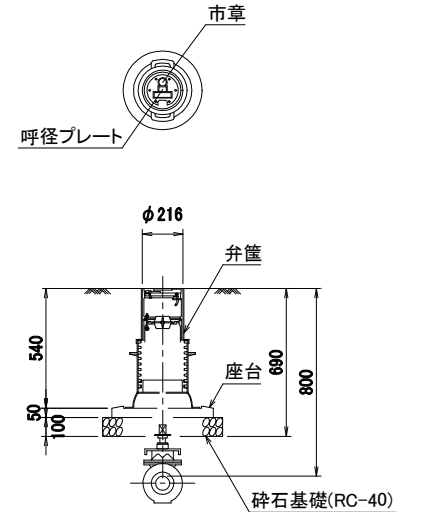

山留標準断面図 S=Free

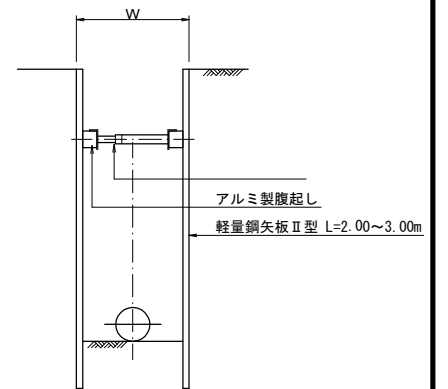

令和 8 年度	
工 事 名	重要施設配水管耐震化工事 (R7-2)
路 線 名	大日緑々69号線・鹿渡大日線 鹿渡70号線・鹿渡35号線
工事箇所	四街道市中央・鹿渡地先
図面種別	各種標準図
図面番号	全 葉の内第 10 号
縮 尺	Free
四街道市上下水道部水道課	